

輪島小學校建設工事

(中央地区小學校災害復旧・電気設備工事)

校 舎 棟			
図面番号	図 面 名	図面番号	図 面 名
E－ 01	工事仕様書（電気設備） 1	E－ 31	誘導標識設備 2階平面図
E－ 02	工事仕様書（電気設備） 2	E－ 32	誘導標識設備 3階平面図
E－ 03	工事仕様書（電気設備） 3	E－ 33	非常放送設備 系統図・機器姿図
E－ 04	配置図、付近見取図	E－ 34	非常放送設備 1階平面図
E－ 05	高圧単線結線図	E－ 35	非常放送設備 2階平面図
E－ 06	電気室平面詳細図、キュービクル姿図	E－ 36	非常放送設備 3階平面図
E－ 07	幹線系統図	E－ 37	非常放送設備 R階平面図
E－ 08	動力分電盤結線図（ 1 ）	E－ 38	電話・L A N設備 系統図
E－ 09	動力分電盤結線図（ 2 ）	E－ 39	電話・L A N設備 1階平面図
E－ 10	電灯分電盤結線図（ 1 ）	E－ 40	電話・L A N設備 2階平面図
E－ 11	電灯分電盤結線図（ 2 ）	E－ 41	電話・L A N設備 3階平面図
E－ 12	電灯分電盤結線図（ 3 ）	E－ 42	テレビ共聴・電気時計設備 系統図・機器姿図
E－ 13	電灯分電盤結線図（ 4 ）	E－ 43	テレビ共聴・電気時計設備 1階平面図
E－ 14	幹線・動力・空調・換気電源設備 ビット平面図	E－ 44	テレビ共聴・電気時計設備 2階平面図
E－ 15	幹線・動力・空調・換気電源設備 1階平面図	E－ 45	テレビ共聴・電気時計設備 3階平面図
E－ 16	幹線・動力・空調・換気電源設備 2階平面図	E－ 46	テレビ共聴・電気時計設備 R階平面図
E－ 17	幹線・動力・空調・換気電源設備 3階平面図	E－ 47	電気錠・監視カメラ・インターホン・防犯設備 機器姿図
E－ 18	幹線・動力・空調・換気電源設備 R階平面図	E－ 48	電気錠・監視カメラ・インターホン・防犯設備 系統図
E－ 19	厨房電源設備平面図	E－ 49	電気錠・監視カメラ・インターホン・防犯設備 1階平面図
E－ 20	コンセント設備 1階平面図	E－ 50	電気錠・監視カメラ・インターホン・防犯設備 2階平面図
E－ 21	コンセント設備 2階平面図	E－ 51	電気錠・監視カメラ・インターホン・防犯設備 3階平面図
E－ 22	コンセント設備 3階平面図	E－ 52	音響設備 機器姿図（音楽室・ランチルーム・特別活動室）
E－ 23	コンセント設備 R階平面図	E－ 53	自動火災報知設備 系統図
E－ 24	照明器具姿図 1	E－ 54	自動火災報知設備 1階平面図
E－ 25	照明器具姿図 2	E－ 55	自動火災報知設備 2階平面図
E－ 26	電灯設備 1階平面図	E－ 56	自動火災報知設備 3階平面図
E－ 27	電灯設備 2階平面図	E－ 57	自動火災報知設備 R階平面図
E－ 28	電灯設備 3階平面図	E－ 58	既設屋内運動場 弱電設備 1. 2. 3階平面図
E－ 29	電灯設備 R階平面図	E－ 59	既設屋内運動場 自動火災報知設備 1. 2. 3階平面図
E－ 30	誘導標識設備 1階平面図		

屋 内 運 動 場 棟			
図面番号	図 面 名	図面番号	図 面 名
E－ 01	工事仕様書（電気設備） 1	E－ 31	非常放送設備 2階吹抜け平面図
E－ 02	工事仕様書（電気設備） 2	E－ 32	非常放送設備 校舎棟 1階平面図
E－ 03	工事仕様書（電気設備） 3	E－ 33	電話・L A N設備 系統図
E－ 04	配置図、付近見取図	E－ 34	電話・L A N設備 1階平面図
E－ 05	高圧単線結線図（参考図）	E－ 35	電話・L A N設備 2階平面図
E－ 06	電気室平面詳細図、キュービクル姿図（参考図）	E－ 36	電話・L A N設備 校舎棟 1階平面図
E－ 07	幹線系統図	E－ 37	テレビ共聴・電気時計設備 系統図・機器姿図
E－ 08	発電機系統 幹線系統図	E－ 38	テレビ共聴・電気時計設備 1階平面図
E－ 09	電灯分電盤・動力盤結線図	E－ 39	テレビ共聴・電気時計設備 2階平面図
E－ 10	幹線・動力・空調・換気電源設備 ビット平面図	E－ 40	テレビ共聴・電気時計設備 校舎棟 1階平面図
E－ 11	幹線・動力・空調・換気電源設備 1階平面図	E－ 41	電気錠・監視カメラ・インターホン・防犯設備 機器姿図
E－ 12	幹線・動力・空調・換気電源設備 2階平面図	E－ 42	電気錠・監視カメラ・インターホン・防犯設備 系統図
E－ 13	幹線・動力・空調・換気電源設備 2階吹抜け平面図	E－ 43	電気錠・監視カメラ・インターホン・防犯設備 1階平面図
E－ 14	幹線・動力・空調・換気電源設備 校舎棟 1階平面図	E－ 44	電気錠・監視カメラ・インターホン・防犯設備 2階平面図
E－ 15	幹線・動力・空調・換気電源設備 校舎棟 2階平面図	E－ 45	電気錠・監視カメラ・インターホン・防犯設備 2階吹抜け平面図
E－ 16	幹線・動力・空調・換気電源設備 校舎棟 3階平面図	E－ 46	電気錠・監視カメラ・インターホン・防犯設備 校舎棟 1階平面図
E－ 17	幹線・動力・空調・換気電源設備 校舎棟 R階平面図	E－ 47	音響設備 機器姿図（メインアリーナ） 1
E－ 18	コンセント設備 1階平面図	E－ 48	音響設備 機器姿図（メインアリーナ） 2
E－ 19	コンセント設備 2階平面図	E－ 49	自動火災報知設備 系統図
E－ 20	コンセント設備 2階吹抜け平面図	E－ 50	自動火災報知設備 1階平面図
E－ 21	照明器具姿図 1	E－ 51	自動火災報知設備 2階平面図
E－ 22	照明器具姿図 2	E－ 52	自動火災報知設備 2階吹抜け平面図
E－ 23	電灯設備 1階平面図	E－ 53	自動火災報知設備 校舎棟 1階平面図
E－ 24	電灯設備 2階平面図		
E－ 25	電灯設備 2階吹抜け平面図		
E－ 26	非常照明誘導灯設備 1階平面図		
E－ 27	非常照明誘導灯設備 2階平面図		
E－ 28	非常放送設備 系統図・機器姿図		
E－ 29	非常放送設備 1階平面図		
E－ 30	非常放送設備 2階平面図		

工 事 仕 様 書 （電気設備）

I. 工 事 概 要

1. 工 事 名 称 中央地区小学校災害復旧工事（校舎棟）（電気設備）
2. 工 事 場 所 輪島市河井町 地内
3. 完 成 期 日 令和 年 月 日（余裕期間制度試行工事適用の場合は、左記を完成日の期限とする。）
指定部分 ・ 無 ・ 有（指定期日：令和 年 月 日） 対象部分（ ）
概成工期 ・ 無 ・ 有（令和 年 月 日） (1.2.1(6))
4. 建 物 概 要

建 物 名 称	構 造	階 数	延面積（㎡）	消防令別表第一	備 考
校 舎 棟	R C 造	3 階建(地階 階.塔屋 1 階)	5,505.32	(7) 項	
屋 内 運 動 場 棟	S R C 造	2 階建(地階 階.塔屋 階)	2,960.90	(7) 項	
厨 房 付 属 棟	S 造	1 階建(地階 階.塔屋 階)	37.63		

5. 別契約の関連工事
○建築工事 ○機械設備工事 ・給排水衛生設備工事 ・空調調和設備工事 ・構内交換設備工事
・昇降機設備工事 ・自家発電設備工事 ・厨房機器設備工事 ・屋外付帯工事 ・植栽工事
6. 工 事 内 容
中央地区小学校災害復旧工事（校舎棟）（電気設備）に伴う電気設備工事一式を行う。

契約工期外になるが校舎引越時に下記の工事を行う。
・職員室の机レイアウトに合わせ〇Aフロアからのコンセント、LAN、電話配線取り出し。
・既設屋内運動場、プール機械室の電源切替。
・既設屋内運動場の監視カメラ、放送、自動火災報知の切替。

II. 工 事 仕 様

1. 一 般 仕 様
- 1) 図面及び特記仕様に記載されていない事項は、すべて国土交通省大臣官房官庁営繕部監修の「公共建築工事標準仕様書（電気設備工事編）令和7年版」（以下、「標準仕様書」という。）及び「公共建築設備工事標準図（電気設備工事編）令和7年版」（以下、「標準図」という。）及び「公共建築改修工事標準仕様書（電気設備工事編）令和7年版」（以下「改修標準仕様書」という。）による。
- 2) 機械設備工事及び建築工事を本工事に含む場合は、機械設備工事及び建築工事はそれぞれの標準仕様書・改修標準仕様書・標準図（建築工事にあっては建築工事標準詳細図）を適用する。
2. 特 記 仕 様
- 章は●印のものを、特記事項で選択する項目は・印に○印の付いたものを適用する。
○印の付かない場合は、※印の付いたものを適用する。
○印と⊗印の付いた場合は、共に適用する。

章	項 目	特 記 事 項
一 般 共 通 事 項	● ① 工事実績情報	請負金額 5, 0 0 0 千円以上の工事は工事実績情報登録を行う。(1.1.4)
	② 施工体制台帳の作成等	下請負に付する場合は、施工体制台帳を作成し、現場に備え付ける。また、施工体系図を工事関係者及び公衆が見やすい場所に掲げる。(1.1.5(3))
	③ 他工事との取り合い	スリーブ、箱入れなど他工事との取り合いは、別表－1によるものとし、施工に支障をきたさない時期までに、必要な位置、大きさ等を明示し、監督員と打ち合せる。(1.1.7)
	④ 工事の記録等	工事総合進捗表、工事日誌、打合せ記録、工事箇所図及び現況写真等を記載した工事報告書を毎月15日及び月末ごとに提出する。(1.2.4)
	⑤ 施工条件	○新築工事 ・ 改修工事（・執務並行改修 ・ 全館無人改修） ・ 工事用車両の駐車場所等は図示による。(1.3.3) (改1.3.3)
	⑥ 発生材の処理等	・ 引渡しを要するもの（・ ）(1.3.9(2)) ・ 特別管理産業廃棄物（・PCB使用機器 ・ 廃石綿 ・ ） ・ 現場で再利用を図るもの（・ ） ・ 再資源化を図るもの（・蛍光灯 ・ コンクリート ・ アスファルト ・ 木材 ・ ）
	⑦ 再使用機材	・ 取外し後再使用するものは図示による。(改1.4.3)

章	項 目	特 記 事 項																				
一 般 共 通 事 項	8 事前調査	石綿含有分析調査を ・ 行う（図示 箇所） ・ 行わない（改1.5.1） P C B含有分析調査を ・ 行う（図示 箇所） ・ 行わない（改1.5.3）																				
	● 9 養生	1) 既存部分の養生範囲は、図示による。（改1.7.1） 2) 養生の方法及び固定された備品・ロッカー等の移動は、図示による。（改1.7.2）																				
	10 撤去等	1) 回収を要する機器及び配管の内容物 ・ 燃料 ・ （改1.8.1） 2) 機器の撤去跡の壁面等の補修は、図示による。（改1.8.6）																				
	⑪ 環境への配慮	1) 「国等による環境物品等の調達の推進等に関する法律」（グリーン購入法）に規定される特定調達品「公共工事」等は下記による。また、判断基準を満たすことを確認する。（1.4.1(1)） ・ 照明制御システム ○ 変圧器 ・ 下塗用塗料（重防食） ・ 2) 本工事の建物屋内で使用する揮発性有機化合物を放散する建築材料等は、設計図書に規定する所要の品質及び性能を有するものとし、次のとおりとする。（1.4.1(2)） ① JIS又はJASのF☆☆☆☆規格品 ② 建築基準法施行令第20条の7第4項による国土交通大臣認定品 ③ 下記表示のあるJAS規格品 a. 非ホルムアルデヒド系接着剤使用 b. 接着剤等不使用 c. 非ホルムアルデヒド系接着剤及びホルムアルデヒドを放散しない材料使用 d. ホルムアルデヒドを放散しない塗料等使用 e. 非ホルムアルデヒド系接着剤及びホルムアルデヒドを放散しない塗料使用 f. 非ホルムアルデヒド系接着剤及びホルムアルデヒドを放散しない塗料等使用																				
	⑫ 機材の品質等	1) 本工事に使用する機材等は、設計図書に定める品質及び性能を有する新品とする。 ただし、仮設に使用する機材は、新品に限らない。（1.4.2(1)） 2) 下表に示す機材等の製造者等は次の①から⑥までの事項を満たすものとし、この証明となる資料又は外部機関が発行する評価の書面を提出して、監督員の承諾を受ける。ただし、製造者等が「建築材料・設備機材等品質性能評価事業 設備機材等評価名簿（最新年版）」（（一社）公共建築協会）等に記載されているものは、証明となる資料等の提出を省略することができる。 ① 品質及び性能に関する試験データが整備されていること。 ② 生産施設及び品質の管理が適切に行われていること。 ③ 安定的な供給が可能であること。 ④ 法令等で定める許可、認可、認定又は免許等を取得していること。 ⑤ 製造又は施工の実績があり、その信頼性があること。 ⑥ 販売、保守等の営業体制が整えられていること。																				
		<table><tr><th colspan="2">機 材 名 称</th></tr><tr><td>L E D照明器具（一般屋内用に限る）</td><td>絶縁監視装置</td></tr><tr><td>照明制御装置</td><td>蓄電池</td></tr><tr><td>サージ防護デバイス（S P D）</td><td>交流無停電電源装置</td></tr><tr><td>可変速運転用インバータ装置</td><td>太陽光発電装置</td></tr><tr><td>盤類</td><td>監視カメラ装置</td></tr><tr><td>高圧機器</td><td>中央監視制御装置</td></tr><tr><td></td><td></td></tr><tr><td></td><td></td></tr><tr><td></td><td></td></tr></table>	機 材 名 称		L E D照明器具（一般屋内用に限る）	絶縁監視装置	照明制御装置	蓄電池	サージ防護デバイス（S P D）	交流無停電電源装置	可変速運転用インバータ装置	太陽光発電装置	盤類	監視カメラ装置	高圧機器	中央監視制御装置						
	機 材 名 称																					
	L E D照明器具（一般屋内用に限る）	絶縁監視装置																				
	照明制御装置	蓄電池																				
	サージ防護デバイス（S P D）	交流無停電電源装置																				
可変速運転用インバータ装置	太陽光発電装置																					
盤類	監視カメラ装置																					
高圧機器	中央監視制御装置																					
⑬ 工事の創意工夫等	受注者は、工事施工において、自ら立案実施した創意工夫や工事特性に関する項目、又は地域社会への貢献として評価できる項目に関する事項について、工事完了時までに所定の様式により提出することができる。（1.5.7）																					
14 化学物質の濃度測定	建築物の室内空気中の濃度測定を ・ 行う ・ 行わない（1.5.8） 測定時期、測定対象化学物質、測定方法、測定対象室、測定箇所数等は図示による。																					
⑮ 中間検査	中間検査の実施 ・ 無 ○ 有（時期 ○ 天井地下完了時 ・ ）（1.6.2）																					
⑯ 完成図	原因及び製本（等倍 1 部、A 3 縮小 2 部）提出する。（1.7.2）																					
⑰ 保全に関する資料	保全に関する資料は次のとおり、 2 部提出する。（1.7.3） ①建築物等の利用に関する説明書※ ②機器取扱説明書（主要機器一覧表とも） ③機器性能試験成績書（総合試運転報告書とも） ④官公署届出書類 ※「建築物等の利用に関する説明書」作成の手引き 手引きのダウンロード http://www.mlit.go.jp/gobuild/ki_jun_kentikubuturiyou_tebiki.html																					
18 足場類	内部及び外部足場の種別は、図示による。防護シート等の養生は図示による。（改2.2.2）																					
19 仮設間仕切・扉	設置箇所、種別及び塗装仕上げは、図示による。（改2.2.3）																					
20 仮設備	仮設備を ・ 設ける（図示による） ・ 設けない（改2.14.1）																					
⑰ 工事用電力等	・ 既存施設に電力量計等を設けて使用できる（有償） ○ 発電機又は北陸電力引込み等（改2.2.4）																					
⑱ 監督員事務所等	1) 監督員事務所を ※ 設けない ・ 設ける〔 ・ 1号（10㎡程度） ・ 2号（20㎡程度）〕 2) 監督員事務所に設ける備品等（2.1.1(1) (4)） ・ 保護帽 ・ 墜落制止用器具 ・ 長靴 ・ 合羽 ・ 机 ・ 椅子 ・ 懐中電灯 ・ 書棚 ・ 黒板 ・ 寒暖計 ・ ・ 3) 設計図を工事監理用に製本（等倍 1 部、A 3 縮小 2 部）し、監督員事務所等に置く。																					

章	項 目	特 記 事 項																			
一 般 共 通 事 項	23 快適トイレ （快適トイレ実施 要領に基づく）	・ 設置する ・ 設置しない（別途工事で設置等） ※ 監督員へ提案・協議し、快適トイレを設置することができる 快適トイレを設置した場合は、設計変更の対象とし、「快適トイレ実施要領」により費用 を計上する。																			
	㉔ 工事現場の 表示板	工事現場には、下記表示板を設置する。（記入例） 上段の地色は白色 文字は青色 下段の地色は青色 文字は白色 工 事 名 工 期 自 年 月 日～至 年 月 日 発注者 輪島市 設 計 （建築・設備委託業者名を記入） 監 理 （建築・設備委託業者名を記入） 施 工 建 築 （施工業者名を記入） 電 気 （施工業者名を記入） 機 械 （施工業者名を記入） この工事は、週休2日に取り組んでいます 90cm 60cm ～75cm 設計及び監理の欄は、実施設計及び工事監理が委託発注された場合。 工事名は、各工事とも共通な名称とし、各文字は角ゴシック体とする。																			
	㉕ 埋め戻し土	※ 根切り土の中の良質土（ただし、管の周囲は山砂） ・ 山砂																			
	㉖ 建設発生土 の処理	○ 現場内で処理 ・ 構内指示の場所に堆積 ・ 構内指示の場所に敷き均し ・ 場外搬出適正処理 （「再生資源利用促進計画書及び実施書」を監督員に提出のこと。） ※ 指定（想定）搬出先 受入場所： 受入時間帯： 時 分～ 時 分 仮置き等：																			
	27 塗装	次の金属露出配管（亜鉛めっき面を含む）は、塗装を行う。 ○ 屋外 ○ 屋内 ○ 居室 ・ 機械室 ・																			
	㉘ はつり	1) 放射線透過検査を ・ 行う ※ 行わない（但し、鉄筋探査は行う。） 2) 配管貫通部の穴開けは、ダイヤモンドカッターとし、場所・口径は図示による。 3) 溝はつり深さは、図示による。 4) 防水箇所の貫通処理方法は図示による。																			
	㉚ あと施工 アンカー	1) 埋込み配管等の探査の範囲及び方法は、図示による。 2) 床スラブ上面の施工後確認試験（引張試験（短期許容引抜荷重））を ○ 行う（ 箇所） ・ 行わない																			
	㉛ 県内産材料	輪島市建設工事標準請負契約約款（以下「請負契約約款」という。）第6条の2第7項により、調達する工事材料は石川県産とするように努めることについて、工事着手前に使用材料 確認願いを提出する。																			
	㉜ 材料検査	請負契約約款第13条第2項に定める監督員の検査を受けて使用する工事材料は次のとおり。 ○ 受変電機器 ・ 自家発電装置 ○ 照明器具類 ・ 配電盤類 ・ 避雷針 ○ 通信機器 ・ 構内交換機器 ○ 接地材料 ・																			
	㉝ 工事写真等 の記録	1) 国土交通省大臣官庁官庁営繕部監修「営繕工事写真撮影要領（令和5年改定）」による。 2) 請負契約約款第14条第3項に定める工事写真は次のとおり。 ○ 地中埋設配管部 ○ 機器の基礎及びアンカーボルト埋設部 ・ 塗装工程 ○ 接地極埋設部 ○ 天井、トレンチ内の隠ぺい箇所 ○ 躯体内隠ぺい部 3) 区分による規格、枚数、部数は次による。 <table><tr><th>区 分</th><th>大きさ(mm)</th><th>撮 影 枚 数</th><th>部数</th><th>備 考</th></tr><tr><td>着工前</td><td>100×148程度</td><td>監督員の指示による</td><td>1部</td><td>工事期間中は現場事務所に整理保管し、</td></tr><tr><td>工事中</td><td>85×115程度</td><td>監督員の指示による</td><td>1部</td><td>工事完成時に提出する。</td></tr><tr><td>完成時</td><td>100×148程度</td><td>監督員の指示による</td><td>1部</td><td>A4用紙に整理したもの</td></tr></table> 4) 完成写真の撮影は、次による。 ・ 建築写真撮影業者 ※ 建築写真撮影業者以外 5) 写真はA4版用紙に順序よく貼付又は印刷し、説明事項を記入して提出する。 6) 中間検査又は監督員の指示により、手直しを命じられた工事は、手直し前、中、後が判断で きる写真を撮影し、報告書に添付し提出する。	区 分	大きさ(mm)	撮 影 枚 数	部数	備 考	着工前	100×148程度	監督員の指示による	1部	工事期間中は現場事務所に整理保管し、	工事中	85×115程度	監督員の指示による	1部	工事完成時に提出する。	完成時	100×148程度	監督員の指示による	1部
区 分	大きさ(mm)	撮 影 枚 数	部数	備 考																	
着工前	100×148程度	監督員の指示による	1部	工事期間中は現場事務所に整理保管し、																	
工事中	85×115程度	監督員の指示による	1部	工事完成時に提出する。																	
完成時	100×148程度	監督員の指示による	1部	A4用紙に整理したもの																	
項	㉞ 部分払いの対象 工事材料	請負契約約款第37条第1項に定める部分払の対象とする工事材料は次のとおり。 ○ 機器 ○ 盤 ○ 配管、配線 ・																			
	㉟ 火災保険等	請負契約約款第49条に定める火災保険等は次のとおり。（加入期間は着工日より引渡日まで） ※ 組立保険 ・ 建設工事保険																			

最終改訂 R8. 4. 1

●

一

共

通

事

項

35

耐震施工

次に示す事項を除き、すべて独立行政法人建築研究所監修の「建築設備耐震設計・施工指針 2014年版」による。
(2-2.1.13(2)～(4))
1) 機器の設計用標準水平震度及び耐震クラスは図示による。図示がなければ次による。

設置場所	耐震安全性の分類（重要機器、一般機器共通）	
	特定の施設	一般の施設
	・ 耐震クラス S	○ 耐震クラス A
上層階、屋上及び塔屋	2. 0	1. 5 < 2. 0 >
中間階	1. 5	1. 0 < 1. 5 >
一階及び地下階	1. 0 (1. 5)	1. 0

注1 設置場所の区分は、機器等を支持する床部分により適用し、天井面（上階床）より支持する機器等は直上階を適用する。
注2 上層階は、2～6階建の場合は最上階、7～9階建の場合は上層2階、10～12階建の場合は上層3階、13階建以上の場合は上層4階とする。
注3 () 内の値は水槽類（受水槽、高置水槽、消火関係水槽、オイルタンク等）、< > 内の値は防振支持の機器（防振材・防振装置を介して設置される機器）に適用する。
2) 地域係数は1. 0とする。
3) 設計用鉛直地震力は、設計用水平地震力の1／2とし水平地震力と同時に働くものとする。
4) 重量1 k N以下の軽量な機器（標準仕様書の適用を受けるものは除く）においても耐震を考慮し据付け又は取付けを行うものとするが、前記指針の方法によらなくてもよい。

36

電気工事士

500kW以上の自家用電気工作物においては第一種電気工事士により施工を行うように努める。

37

電線本数・管路等

分電盤、制御盤、端子盤等の二次側以降の配線経路、電線太さ、電線本数、管径等は機能を優先し、図面と多少相違しても差し支えない。ただし、相連する場合は監督員の承諾を受ける。また、機械室の露出配線は、金属管にて施工し、全長にわたって接地線を設ける。

38

名札の義務

請負金額10,000千円以上の元請工事の現場代理人及び主任（監理）技術者は顔写真付き名札を常時着用する。下記の寸法等は、参考であり、社員証等に替えることができる。

55mm

18mm

2mm

13mm

42mm

2mm

30mm

2mm

91mm

17mm

40mm

8mm

〇〇建設株式会社

氏名

△ △ 大 部

発行日

令和 年 月 日

代表者

□ □ 建一

代表印

(顔写真)

カラー写真

貼 付

39

退職金共済制度

受注者は建設業退職金共済制度に加入し、本工事の掛金収納書を工事請負契約締結後1ヵ月以内に監督員を通じて発注者に提出する。また、現場事務所に適用標識（シール）を掲示する。

40

過積載等の防止

1) 積載重量制限を超えて土砂等を積み込まず、また積み込ませない。
2) さし柵装着車、不表示車等に土砂等を積み込まず、また積み込ませない。
3) 過積載車両、さし柵装着車、不表示車等から土砂等の引き渡しを受ける等、過積載を助長しないようにする。
4) 取引関係のあるダンプカー事業者が過積載を行い、又はさし柵装着車、不表示車等を土砂等運搬に使用している場合は、早急に不正状態を解消する措置を講ずる。
5) 建設発生土の処理及び資材の購入に当たって、下請事業者及び骨材納入業者の利益を不当に害することのないようにする。
6) 「土砂等を運搬する大型自動車による交通事故の防止等に関する特別措置法」（昭和42年8月2日法律第131号。以下「法」という。）の目的に鑑み、法第12条に規定する団体等の設立状況を踏まえ、同団体等への加入者の使用を促進する。
7) 1)から6)につき、元請建設業者は下請建設業者を十分指導する。

41

景観への配慮

本工事は、石川県公共事業景観形成ガイドラインに基づく下記の事業であり、景観に配慮した施工に努める。
・ 重点事業
・ 一般事業

42

総合評価方式における技術提案

「石川県建設工事総合評価方式試行要領」に基づく、「技術提案」がある場合は、提案内容を本工事において確実に履行し、「技術提案履行状況報告書」を監督員に提出の上、履行状況の確認を受ける。履行にあたり疑義が生じた場合は、速やかに監督員と協議する。

43

電子納品

※ 行う（「電子納品仕様書」による。）
・ 行わない

電子納品仕様書

1 電子納品とは、出来形管理資料や工事写真等の工事完成図書を電子データで納品するものである。
ここでいう電子データとは、下表に示す各種電子納品要領等で定めるフォーマットに基づいて作成されたものを指す。

名 称
営繕工事電子納品要領（令和3年改定）
官庁営繕事業に係る電子納品運用ガイドライン【営繕工事編】（令和4年改定）

基準・要領類のダウンロード http://www.mlit.go.jp/gobuild/gobuild_tk2_000017.html
2 工事関係書類の最終成果品を、従来の紙での納品と別にＣＤ－Ｒ、ＤＶＤ－Ｒ又はＢＤ－Ｒで1部納品する。
3 工事着手時には、事前協議チェックシートを用いて事前協議を行うものとする。
工事関係書類の内、電子データで提出するものは、事前協議にて決定する。

章	項 目	特 記 事 項
● 一 般 共 通 事 項	④④ 公共事業労務費調査の協力	受注者は、当該工事が発注者の実施する公共事業労務費調査の対象工事となった場合には、次の各号に掲げる協力をしなければならない。工期経過後においても同様とする。 ① 調査票等に必要事項を正確に記入し、発注者に提出する等必要な協力をする。 ② 調査票等を提出した事業所が、事後に発注者が行う調査・指導の対象になった場合には、その実施に協力する。 ③ 正確な調査票等の提出が行えるよう、労働基準法等に従い就業規則を作成すると共に賃金台帳を調整・保存する等、日頃より使用している現場労働者の賃金時間管理を適切に行う。 ④ 下請負に付する場合には、当該下請工事受注者（当該下請工事の一部に係る二次以降の下請負人を含む）が前各号と同様の義務を負う旨を定める。
	④⑤ 事故の補償	受注者は、雇用者等の業務に関して生じた負傷、疾病、死亡及びその他の事故に対して責任をもって適正な補償をしなければならない。（法定外の労災保険を含む）
● 電 力 設 備	① 照明用ボール	内蔵する開閉器 ※ なし（取付板のみ） ・ 配線用遮断器 ・ カットアウトスイッチ (1. 4. 2(14))
	② 分電盤等	1) キャビネット材質、仕上げ ○ 鋼板製指定色塗装 ・ 鋼板製熔融亜鉛めっき (1. 7. 3) ○ ステンレス鋼板製指定色塗装 ・ (1. 7. 6) 2) 電力量計 ・ 検定付 ・ 無検定 (1. 7. 6)
	③ 電気自動車用充電装置	・ 急速充電装置 ・ 普通充電装置（定格電圧 ・ 100V ・ 200V） (1. 14. 1～2)
	④ 電線の接続	・ 高圧ケーブルの端末処理を行う場合は、被覆の伸縮対策を施す。 (2. 1. 1)
	⑤ 配管引込部	地盤変位への対応 ※ 小規模 ・ 中規模 ・ 大規模 (2. 1. 13(5)～(6))
	⑥ 導入線	長さ 1 m 以上の通線しない配管には 1. 2mm 以上の樹脂被覆鉄線を挿入する。 (2. 2. 9(3))
	⑦ 管の埋設深さ	埋設深さは原則として、構内道路、高圧ケーブル、幹線ケーブルは ○ 60cm ・ cm）、その他は（ ・ 30cm ○ 60cm）とする。 (2. 12. 2)
	⑧ 標識シート等	1) 地中配線に標識シート（倍折）を敷設する。 (2. 12. 4) 2) 埋設標（ ・ コンクリート製 ・ 樹脂製 ・ 鉄製） ・ 要（図示箇所） ・ 不要 (2. 12. 5)
	⑨ 雷保護接地極	・ 板状 ・ 垂直 ・ 水平 ・ 環状 ・ 網状 ・ 構造体利用 (2. 17. 4)
	⑩ 施工の試験	1) 構造体利用等の接地極における接地抵抗測定の時期及び回数（ ） (2. 18. 2) 2) 一般照明の照度測定を ・ 行う（改修は対象室の改修前後） ・ 行わない (改2. 19. 2)
● 受 変 電 設 備	① キュービクル式配電盤等	1) キャビネット材質、仕上げ及び電力量計は、電力設備の分電盤等による。 (1. 1. 3) (1. 1. 5) 2) 温度上昇性能試験を ・ 行う ※ 行わない (1. 9. 1)
	② 交流遮断器	操作方式 ○ 手動ばね操作方式 ・ 電気操作方式 (1. 1. 6(11))
	③ 進相コンデンサ等	1) 進相コンデンサ絶縁方式は図示による。 (1. 1. 5(3)) (1. 1. 6(3)) 2) 直列リアクトル絶縁方式は図示による。 (1. 1. 5(4)) (1. 1. 6(4))
○ 電 力 貯 蔵 設 備	① 交流無停電電源装置	・ 常時インバータ給電方式 ・ ラインインタラクティブ方式 ・ 常時商用給電方式 (1. 2. 1) 停電補償時間 分 (1. 2. 7)
	② 電力調整用蓄電装置	1) 機能（ピークシフト、ピークカット、需給調整、電力補償）は図示による。 (1. 3. 1(2)) 2) 蓄電池 ※ リチウム二次電池 ・ 鉛蓄電池 (1. 3. 5(1)) 3) 蓄電池の容量、期待寿命、充放電回数及び放電時間は図示による。 (1. 3. 5(2))
○ 発 電 設 備	① ディーゼル発電装置	運転時間 時間 (1. 1. 1(5))
	② 太陽光発電装置	1) 自立運転を ・ 行う ・ 行わない (1. 7. 1(3)) 2) 太陽電池アレイの公称出力は、図示による。 (1. 7. 2(2))
	③ その他	1) 燃料油の種類及び配管材料等は、図示による。 (1. 1. 7. 1) (1. 1. 8) 2) 系統連系を ・ する ・ しない (1. 4. 1(2))等
● 通 信 ・ 情 報 設 備	① 端子盤等	キャビネット材質及び仕上げは、電力設備の分電盤等による。 (1. 4. 2)
	② 機器仕様	詳細機器仕様は、図示による。 (1. 5. 1)等
	③ 標識シート等	標識シート等は、電力設備の標識シート等による。 (2. 11. 3) (2. 11. 4)
	④ テレビ共同受信設備	受信調査を ・ 行う（ チャンネル） ・ 行わない (2. 19. 3)
○ 中 央 監 視 制 御 設 備	① 警報盤	信号の伝送方式は、図示による。 (1. 2. 1)
	② 記録装置	印字方式は、図示による。 (1. 4. 6)

章	項 目	特 記 事 項																																																																
● そ の 他	① 接地極	接地極の材料は下記による。なお接地棒EB(14φ)の長さは、1,500mm以上とし、10φは、 W=30 L=900mm以上、14φはW=40 L=1,200mm以上 としてもよい。 <table> <tr> <th>接 地 の 種 類</th><th>記 号</th><th>接地抵抗値</th><th>接 地 極</th></tr> <tr> <td>・ 共同接地</td><td>E_A E_B E_C E_D</td><td>Ω以下</td><td> ・ EB (14φ) × 3連ー 組 ・ EP-900 × 1 </td></tr> <tr> <td>○ 共同接地</td><td>E_A E_C E_D</td><td>10 Ω以下</td><td> ○ EB (14φ) × 3連ー 2 組 ・ EP-900 × 1 </td></tr> <tr> <td>○ A 種</td><td>E_A</td><td>10 Ω以下</td><td> ○ EB (14φ) × 3連ー 2 組 ・ EP-900 × 1 </td></tr> <tr> <td>○ B 種</td><td>E_B</td><td>50 Ω以下</td><td> ○ EB (14φ) × 3連ー 2 組 ・ EP-900 × 1 </td></tr> <tr> <td>・ C 種</td><td>E_C</td><td>10 Ω以下</td><td> ・ EB (14φ) × 3連ー 組 ・ EP-900 × 1 </td></tr> <tr> <td>・ D 種</td><td>E_D</td><td>100 Ω以下</td><td>EB (10φ) × 1 (L=1,000mm)</td></tr> <tr> <td>○ D種 ELCB用</td><td>E_D E_{LCB}</td><td>100 Ω以下</td><td>○ EB (14φ) × 3連ー 1 組</td></tr> <tr> <td>○ 高圧避雷器</td><td>E_{LH}</td><td>10 Ω以下</td><td> ○ EB (14φ) × 3連ー 2 組 ・ EP-900 × 1 </td></tr> <tr> <td>・ 低圧避雷器</td><td>E_{LL}</td><td>10 Ω以下</td><td> ・ EB (14φ) × 3連ー 2 組 ・ EP-900 × 1 </td></tr> <tr> <td>・ 雷保護設備</td><td>E_L</td><td>50 Ω以下</td><td> ・ EB (14φ) × 2連ー 2 組 ・ EP-600 × 2 </td></tr> <tr> <td>・ 構造体接地</td><td></td><td></td><td></td></tr> <tr> <td>・ 交換機用</td><td>E_t</td><td>Ω以下</td><td>EB (14φ) × 3連ー 組</td></tr> <tr> <td>・ 通信用</td><td>E_{At}</td><td>10 Ω以下</td><td> ・ EB (14φ) × 3連ー 2 組 ・ EP-900 × 1 </td></tr> <tr> <td>・ 通信用</td><td>E_{Dt} E_{Da}</td><td>100 Ω以下</td><td>EB (10φ) × 1 (L=1,000mm)</td></tr> <tr> <td>○ 測定用</td><td>E_O</td><td></td><td>EB (10φ) × 1 (L=1,000mm)</td></tr> </table>	接 地 の 種 類	記 号	接地抵抗値	接 地 極	・ 共同接地	E _A E _B E _C E _D	Ω以下	・ EB (14φ) × 3連ー 組 ・ EP-900 × 1	○ 共同接地	E _A E _C E _D	10 Ω以下	○ EB (14φ) × 3連ー 2 組 ・ EP-900 × 1	○ A 種	E _A	10 Ω以下	○ EB (14φ) × 3連ー 2 組 ・ EP-900 × 1	○ B 種	E _B	50 Ω以下	○ EB (14φ) × 3連ー 2 組 ・ EP-900 × 1	・ C 種	E _C	10 Ω以下	・ EB (14φ) × 3連ー 組 ・ EP-900 × 1	・ D 種	E _D	100 Ω以下	EB (10φ) × 1 (L=1,000mm)	○ D種 ELCB用	E _D E _{LCB}	100 Ω以下	○ EB (14φ) × 3連ー 1 組	○ 高圧避雷器	E _{LH}	10 Ω以下	○ EB (14φ) × 3連ー 2 組 ・ EP-900 × 1	・ 低圧避雷器	E _{LL}	10 Ω以下	・ EB (14φ) × 3連ー 2 組 ・ EP-900 × 1	・ 雷保護設備	E _L	50 Ω以下	・ EB (14φ) × 2連ー 2 組 ・ EP-600 × 2	・ 構造体接地				・ 交換機用	E _t	Ω以下	EB (14φ) × 3連ー 組	・ 通信用	E _{At}	10 Ω以下	・ EB (14φ) × 3連ー 2 組 ・ EP-900 × 1	・ 通信用	E _{Dt} E _{Da}	100 Ω以下	EB (10φ) × 1 (L=1,000mm)	○ 測定用	E _O		EB (10φ) × 1 (L=1,000mm)
	接 地 の 種 類	記 号	接地抵抗値	接 地 極																																																														
	・ 共同接地	E _A E _B E _C E _D	Ω以下	・ EB (14φ) × 3連ー 組 ・ EP-900 × 1																																																														
	○ 共同接地	E _A E _C E _D	10 Ω以下	○ EB (14φ) × 3連ー 2 組 ・ EP-900 × 1																																																														
	○ A 種	E _A	10 Ω以下	○ EB (14φ) × 3連ー 2 組 ・ EP-900 × 1																																																														
	○ B 種	E _B	50 Ω以下	○ EB (14φ) × 3連ー 2 組 ・ EP-900 × 1																																																														
	・ C 種	E _C	10 Ω以下	・ EB (14φ) × 3連ー 組 ・ EP-900 × 1																																																														
	・ D 種	E _D	100 Ω以下	EB (10φ) × 1 (L=1,000mm)																																																														
	○ D種 ELCB用	E _D E _{LCB}	100 Ω以下	○ EB (14φ) × 3連ー 1 組																																																														
	○ 高圧避雷器	E _{LH}	10 Ω以下	○ EB (14φ) × 3連ー 2 組 ・ EP-900 × 1																																																														
	・ 低圧避雷器	E _{LL}	10 Ω以下	・ EB (14φ) × 3連ー 2 組 ・ EP-900 × 1																																																														
	・ 雷保護設備	E _L	50 Ω以下	・ EB (14φ) × 2連ー 2 組 ・ EP-600 × 2																																																														
	・ 構造体接地																																																																	
	・ 交換機用	E _t	Ω以下	EB (14φ) × 3連ー 組																																																														
	・ 通信用	E _{At}	10 Ω以下	・ EB (14φ) × 3連ー 2 組 ・ EP-900 × 1																																																														
	・ 通信用	E _{Dt} E _{Da}	100 Ω以下	EB (10φ) × 1 (L=1,000mm)																																																														
	○ 測定用	E _O		EB (10φ) × 1 (L=1,000mm)																																																														

(別表－１) 他工事との取り扱い

	工 事 内 容	電気	機械	建築	備 考
開 口 部	はり、床、壁の貫通部（RC造）	補 強 筋		●	建築図面に図示
		スリーブ、仮枠、穴埋共	●		S造は建築
	埋込形電盤、端子盤、ブルボックス	補 強 筋		●	建築図面に図示
		仮 枠	●		
	天井、壁ボード類の軽量鉄骨下地補強 (埋込形照明器具用)	下 地 補 強	●		
		ボ ー ド 類 切 込 み	●		
	軽量鉄骨へのボックス取付金具及びその取付	●			
	既成間仕切りへの位置ボックス及びその取付			●	
	発電機、配電盤及び制御盤等の基礎			●	建築図面に図示
	避雷針、ＴＶアンテナの屋上コンクリート基礎（自立型の場合）			●	建築図面に図示
	配管ビット及びふた			●	
	床、壁、天井の点検口			●	建築図面に図示
	自動扉、電動シャッター、防火ドア等制御盤の一次側配管配線	●			※ 1
	実験台付属コンセント等への配管配線及び配線接続（直接接続のみ）	●			
	機械設備機器付属の制御盤への電源供給の配管配線	●			一次側
	機械設備機器付属の制御盤以降の配管配線（接地共）		●		二次側
	制御盤と動力盤間の電源供給及び操作回路の渡り配管配線	●			
	機械設備機器と付属操作スイッチとの渡り配管配線	●			天吊FCU、換気扇等


※ 1 二次側配線、配管及びシャッター、防火ドア、自動扉は建築工事

章 項 目		特 記 事 項							
●その他	① いしかわ週休2日工事	工事現場において週休2日に取り組む「いしかわ週休2日工事」（以下、「週休2日工事」という。）の適用については、次のとおりとする。 なお、週休2日の工事の定義(様式)等については、石川県土木部監理課技術管理室HPの「いしかわ週休2日工事 実施要領」を参照すること。 （１）当初設計において、週単位の週休2日にかかる補正係数を乗じている。 （２）受注者は、工事現場に週休2日に取り組むことを記載した工事看板を設置すること。 （３）受注者は、現場着手前に休日取得〔計画〕表を作成し、監督員に提出・共有すること。 （４）受注者は、工程に大幅な変更が生じた場合は休日取得〔計画〕表を修正し、監督員に提出・共有すること。 （５）受注者は、工期最終日までに、休日取得〔実績〕表を記入し、監督員に提出すること。 （６）分離発注工事の場合に、各発注工事単位で、現場事務所での作業を含めて1日を通して現場作業が無い状態も「現場閉所」とみなす。 （７）発注者は、現場閉所の達成状況を確認し、週単位の週休2日に満たない場合は月単位の週休2日（４週8休相当）の補正に減額するものとし、月単位の週休2日（４週8休相当）に満たない場合は、補正分を減額するものとする。 なお、週休2日の確保が確認できなかった場合であっても、工事成績評定で減点評価は行わない。							
	2 余裕期間制度 試行工事	1）適用 対象 ※ 対象外 2）余裕期間制度対象工事の内容 （１）本工事は、円滑な工事施工体制の確保を図るため、全体工期の範囲内で受注者が工事の着手及び完成日を設定することができる工事であり、建設工事に係る余裕期間制度（フレックス方式）試行要領に基づき実施するものとする。 （２）受注者は、契約締結日から着工日の期限までの間で、休日を除く任意の日を着工日として設定することができる。 （３）受注者は、完成日の期限までの間で、休日を除く任意の日を完成日として設定することができる。 （４）工期は受注者が任意で設定した着工及び完成日を記載する。 （５）受注者は、契約時に現場代理人及び主任技術者選任届を発注者に提出しなければならない。 （６）受注者は、着工日までの余裕期間内に工事（工場製作、測量、資材の搬入、仮設物や現場事務所の設置等の準備工を含む。）に着手してはならない。ただし、現場に搬入しない資機材の準備及び労働者の手配は、この限りでない。 （７）受注者は、余裕期間の間は、現場代理人及び主任（監理）技術者の配置を要しない。 （８）受注者は、着工日までに施工計画書を提出するものとする。 （９）余裕期間制度の適用により増加する費用は、受注者の負担とする。 （１０）その他、この特記仕様書に定めのないことについては、建設工事に係る余裕期間制度（フレックス方式）試行要領によるものとする。 （着工日の期限） 契約締結日から起算して〇ヶ月以内							
	3 イメージアップ 看板	- 設置する - 設置しない（別途工事で設置等） ※ 監督員へ提案・協議し、設置することができる（設置費は受注者負担とする） 【参考図】 <table><tr><td>野立型（大） H1400×W1100</td><td>野立型（小） H1400×W550</td><td>壁掛型 H750×W900</td></tr><tr><td></td><td></td><td></td></tr></table> （注）看板のデザインは監督員に確認すること		野立型（大） H1400×W1100	野立型（小） H1400×W550	壁掛型 H750×W900			
	野立型（大） H1400×W1100	野立型（小） H1400×W550	壁掛型 H750×W900						
4 情報共有 システム	石川県建設工事情報共有システム実施要領（営繕工事編）に基づく。 https://www.pref.ishikawa.lg.jp/eizen/kijun/kijun.html 利用する（発注者指定型） ※ 現場着手前に発注者と協議し、利用することができる（施工者希望型）								

章 項 目		特 記 事 項	

電気3

JOB NO. 125280	2026 年 月	中央地区小学校災害復旧工事（校舎棟）（電気設備）	一級建築士事務所	株式会社 浦建築研究所	一級建築士 第276761号 浦 淳	設計	・ ・	標準	工事仕様書（電気設備）3	縮尺	N・S	図番	E - 03
-------------------	----------	--------------------------	----------	-------------	--------------------	----	-----	----	--------------	----	-----	----	--------

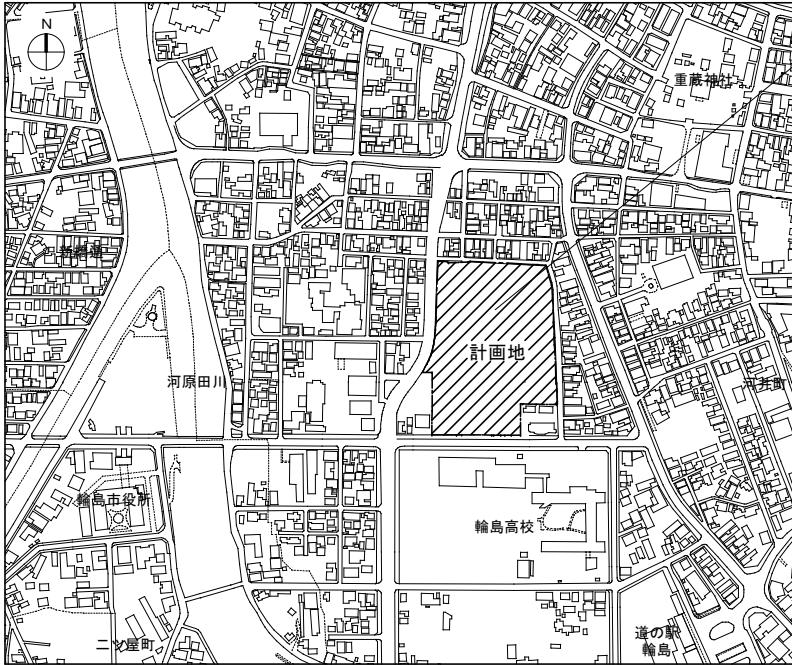

付近見取図

※A (高圧・デマンド・通信)

ケーブル・配管	仕様	行先
6kV EM-FPT38' (FEP80)	高圧幹線	引込柱 ~ 高圧CUB受電盤
— (FEP80)	高圧予備	引込柱 ~ 高圧CUB受電盤
EM-CE5.5' - 3C (FEP30)	HGR電源	引込柱 ~ 高圧CUB受電盤
EM-CEES 2' - 2C (FEP30)	デマンド監視	引込柱 ~ 総合防災盤
— (FEP40) x4	通信	引込柱 ~ 総合防災盤

※B (高圧)

ケーブル・配管	仕様	行先
6kV EM-FPT38' (FEP80)	高圧幹線	引込柱 ~ 高圧CUB受電盤
— (FEP80)	高圧予備	引込柱 ~ 高圧CUB受電盤
EM-CE5.5' - 3C (FEP30)	HGR電源	引込柱 ~ 高圧CUB受電盤

※C (デマンド・通信)

ケーブル・配管	仕様	行先
EM-CEES 2' - 2C (FEP30)	デマンド監視	引込柱 ~ 総合防災盤
— (FEP40) x4	通信	引込柱 ~ 総合防災盤

※D (電灯・動力・通信)

ケーブル・配管	仕様	行先
EM-CET100' E14' (FEP65)	電灯電源	高圧CUB受電盤 ~ 既設屋内運動場
EM-CE38' - 2C (FEP50)	電灯電源	高圧CUB受電盤 ~ 既設プール機械室
EM-CET38' E5.5' (FEP50)	動力電源	高圧CUB受電盤 ~ 既設プール機械室
EM-AE1.2-5P (FEP30)	一般放送	総合防災盤防災アンプ ~ 既設屋内運動場アンプ
EM-HP1.2-20P (FEP40)	自火報	総合防災盤複合盤 ~ 既設屋内運動場2階総合盤
EM-HP1.2-10P (FEP30)	自火報	総合防災盤複合盤 ~ 既設屋内運動場1階総合盤
EM-UTP0.5-4P x2 (FEP30)	監視カメラ	LMT-1-4 ~ 既設屋内運動場3階HUB盤

※E (電灯・動力・通信)

ケーブル・配管	仕様	行先
EM-CET100' E14' (FEP65)	電灯電源	高圧CUB受電盤 ~ 既設屋内運動場
EM-CE38' - 2C (FEP50)	電灯電源	高圧CUB受電盤 ~ 既設プール機械室
EM-CET38' E5.5' (FEP50)	動力電源	高圧CUB受電盤 ~ 既設プール機械室
EM-AE1.2-5P (FEP30)	一般放送	総合防災盤防災アンプ ~ 既設屋内運動場アンプ
EM-HP1.2-20P (FEP40)	自火報	総合防災盤複合盤 ~ 既設屋内運動場2階総合盤

※F (動力・外灯・通信)

ケーブル・配管	仕様	行先
EM-CET14' E5.5' (FEP40)	動力電源	ガスバルク ~ LMT-1-4へ
— (FEP50)	警報	ガスバルク ~ LMT-1-4へ
EM-CET14' E5.5' (FEP40)	動力電源	加圧給水制御盤 ~ LMT-1-4へ
EM-CEE2' - 2C (FEP30)	警報	加圧給水制御盤 ~ LMT-1-4へ 警報盤
EM-CE5.5' - 3C (FEP30)	外灯	外灯 ~ LMT-1-4へ
EM-CE5.5' - 4C (FEP30)	外灯	外灯 ~ LMT-1-4へ
EM-CE5.5' - 3C (FEP30)	電源	ガスバルク ~ LMT-1-4へ

※G (動力・外灯)

ケーブル・配管	仕様	行先
EM-CET100' E14' (FEP65)	電灯電源	高圧CUB受電盤 ~ 既設屋内運動場
EM-CE38' - 2C (FEP50)	電灯電源	高圧CUB受電盤 ~ 既設プール機械室
EM-CET38' E5.5' (FEP50)	動力電源	高圧CUB受電盤 ~ 既設プール機械室
EM-AE1.2-5P (FEP30)	一般放送	総合防災盤防災アンプ ~ 既設屋内運動場アンプ
EM-HP1.2-20P (FEP40)	自火報	総合防災盤複合盤 ~ 既設屋内運動場2階総合盤
EM-CET14' E5.5' (FEP40)	動力電源	ガスバルク ~ LMT-1-4へ
— (FEP50)	警報	ガスバルク ~ LMT-1-4へ
EM-CET14' E5.5' (FEP40)	動力電源	加圧給水制御盤 ~ LMT-1-4へ
EM-CEE2' - 2C (FEP30)	警報	加圧給水制御盤 ~ LMT-1-4へ 警報盤
EM-CE5.5' - 3C (FEP30)	外灯	外灯 ~ LMT-1-4へ
EM-CE5.5' - 4C (FEP30)	外灯	外灯 ~ LMT-1-4へ
EM-CE5.5' - 3C (FEP30)	電源	ガスバルク ~ LMT-1-4へ

※H (電灯・動力・通信)

ケーブル・配管	仕様	行先
EM-CET100' E14' (FEP65)	電灯電源	高圧CUB受電盤 ~ 既設屋内運動場
EM-CE38' - 2C (FEP50)	電灯電源	高圧CUB受電盤 ~ 既設プール機械室
EM-CET38' E5.5' (FEP50)	動力電源	高圧CUB受電盤 ~ 既設プール機械室
EM-AE1.2-5P (FEP30)	一般放送	総合防災盤防災アンプ ~ 既設屋内運動場アンプ
EM-HP1.2-20P (FEP40)	自火報	総合防災盤複合盤 ~ 既設屋内運動場2階総合盤

※I (電灯・動力)


ケーブル・配管	仕様	行先
EM-CE38' - 2C (FEP50)	電灯電源	高圧CUB受電盤 ~ 既設プール機械室
EM-CET38' E5.5' (FEP50)	動力電源	高圧CUB受電盤 ~ 既設プール機械室



注 記

図中明記なき配管配線は下記の通りとする。		
(a) 幹線・動力・外灯設備		
5.5	EM-CE5.5' - 3C (1E)	(FEP30) 地中埋設配線
5.5	EM-CE5.5' - 4C (1E)	#
(b) 特記無き配管・配線は幹線系統図を参照すること。		
(c) 波付硬質合成樹脂管は難燃性FEPとする。		
(d) 接地極埋設箇所は接地極埋設機の取付を行う。		



屋内運動場棟工事

- ・屋外照明工事は屋内運動場棟工事。
- ・屋外ソーラー時計は校舎棟工事。
- ・屋内運動場棟北側のハンドホール、土工事は校舎棟工事。但し、ハンドホールよりガスバルク、加圧給水ポンプへの土工事は屋内運動場棟工事。

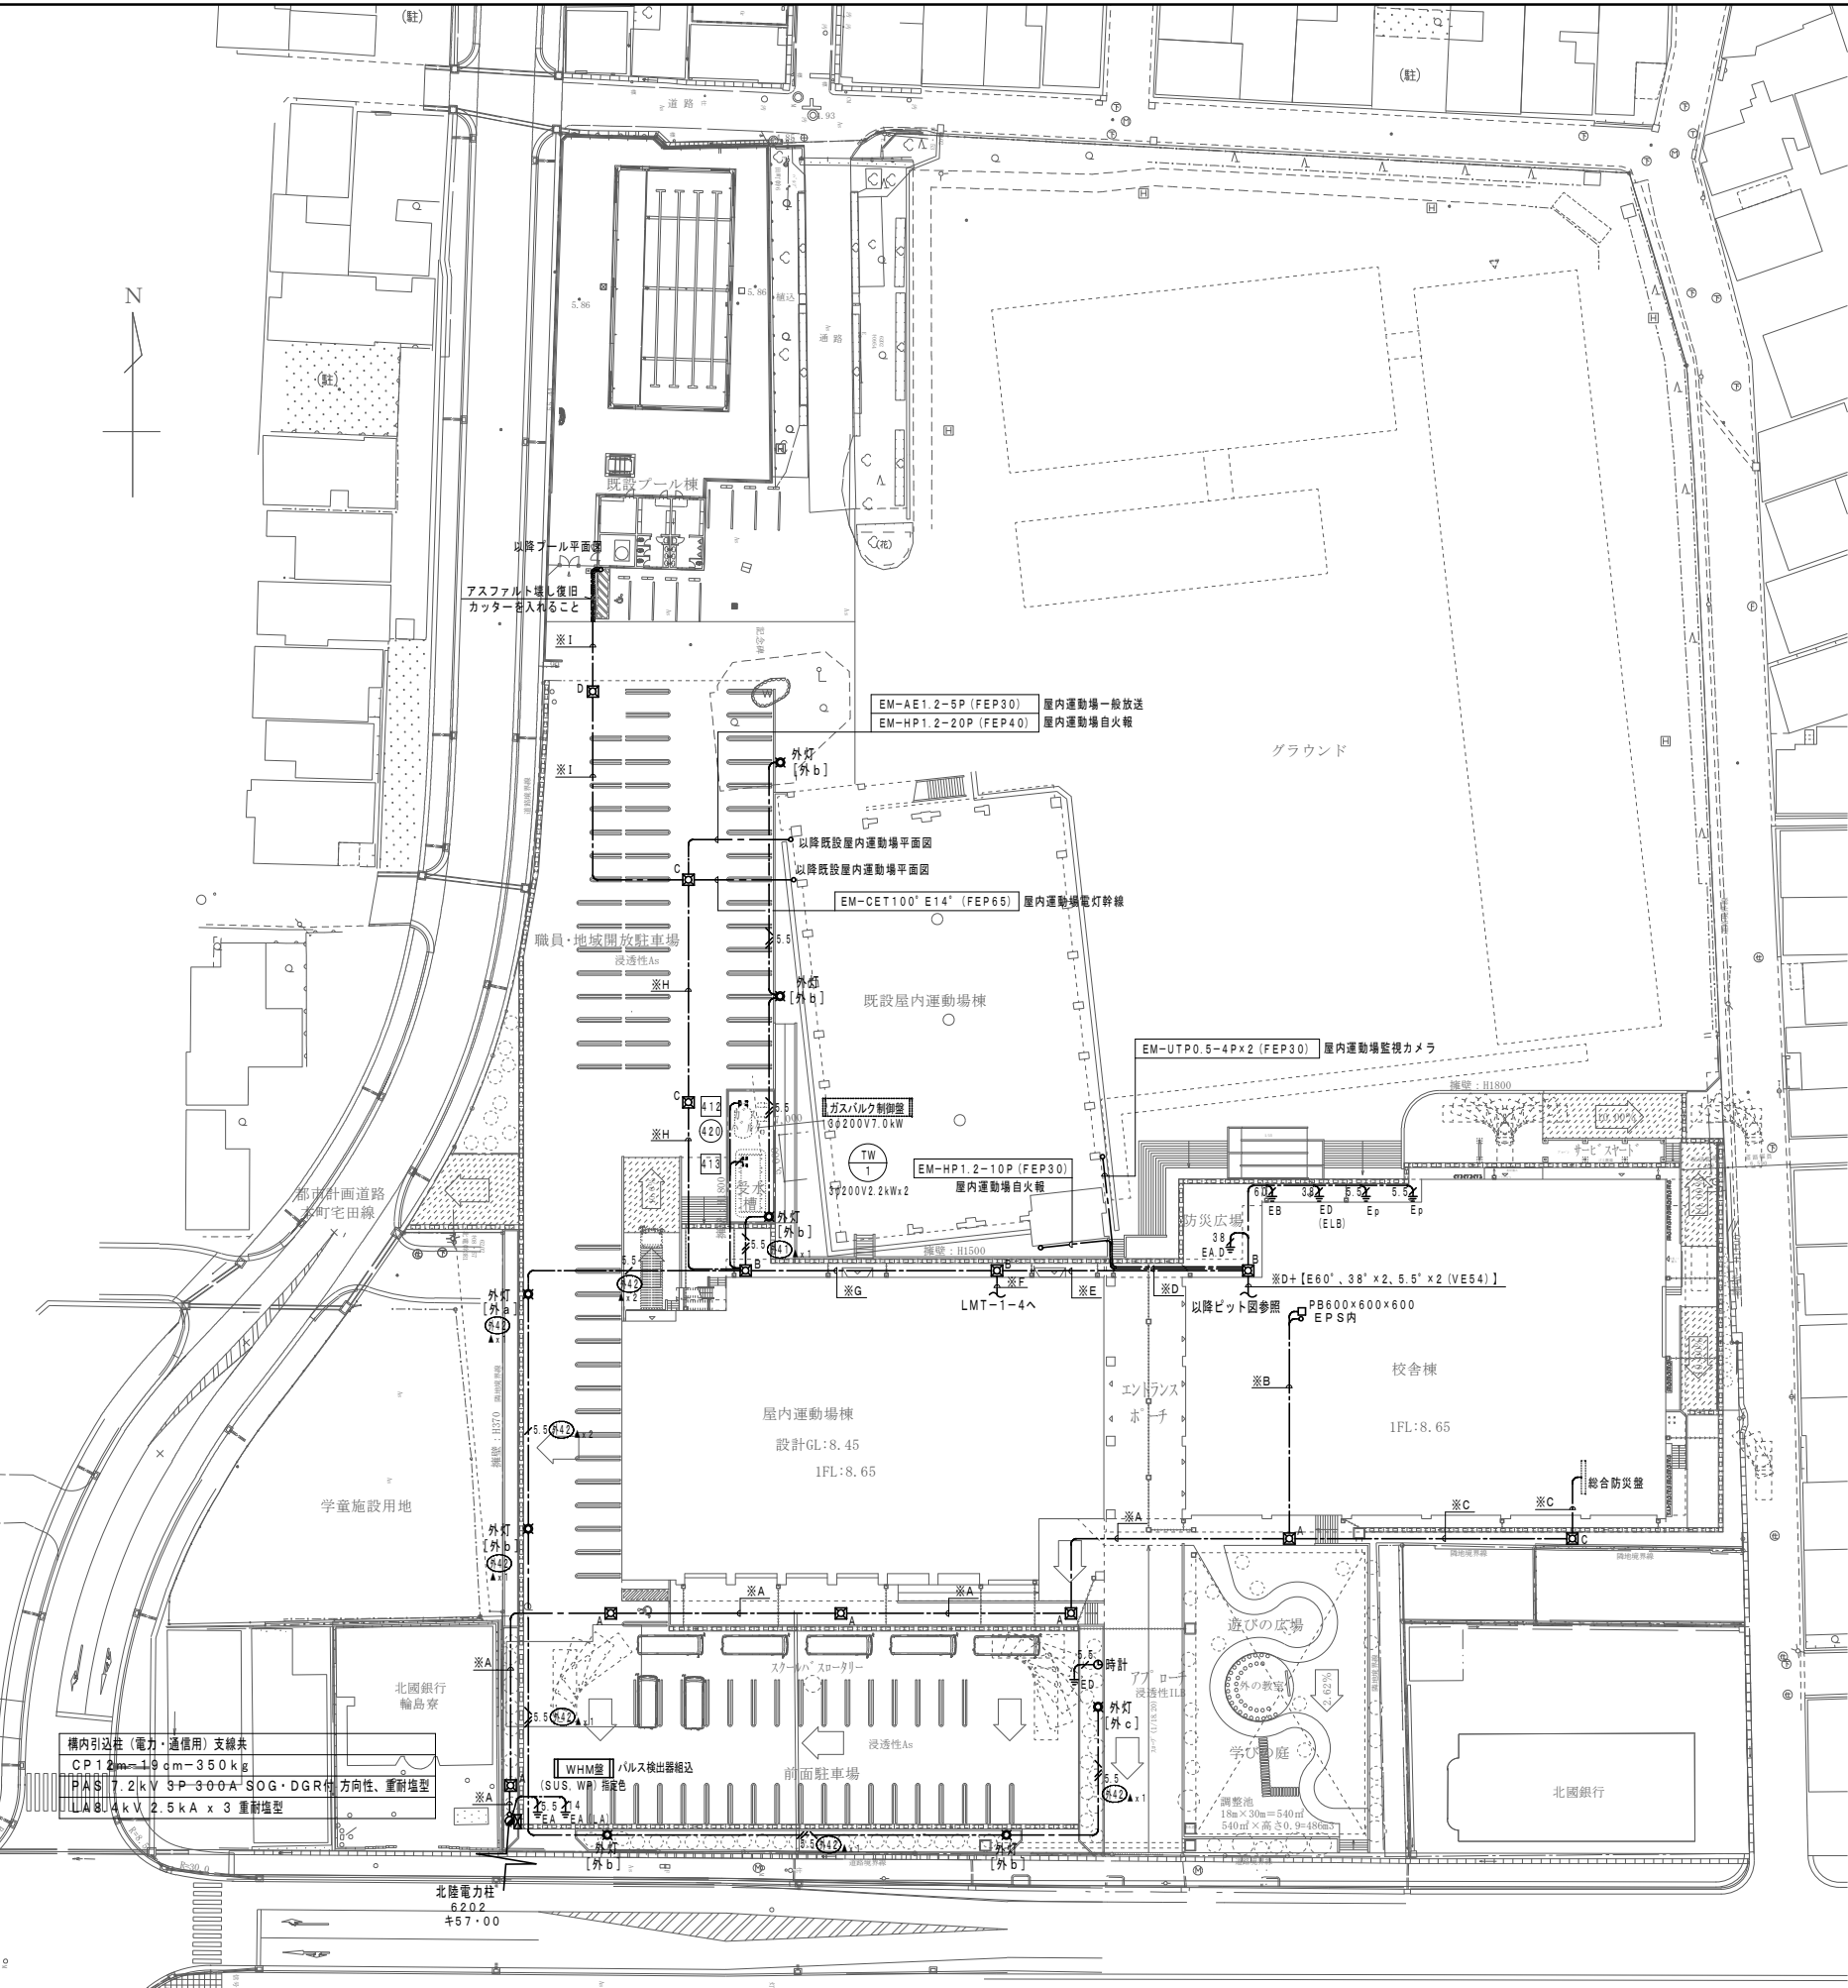


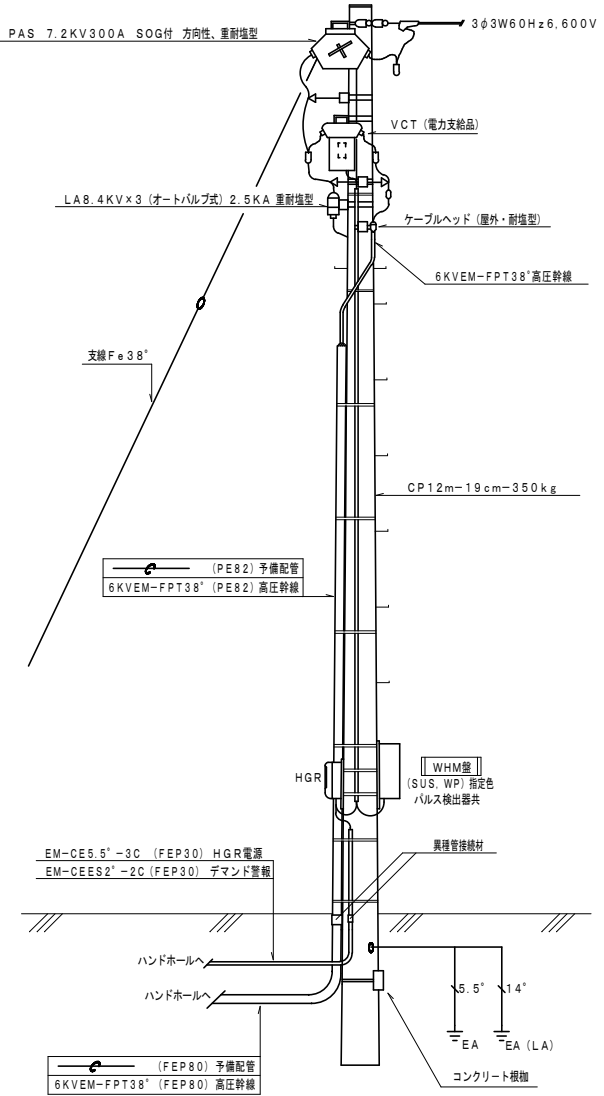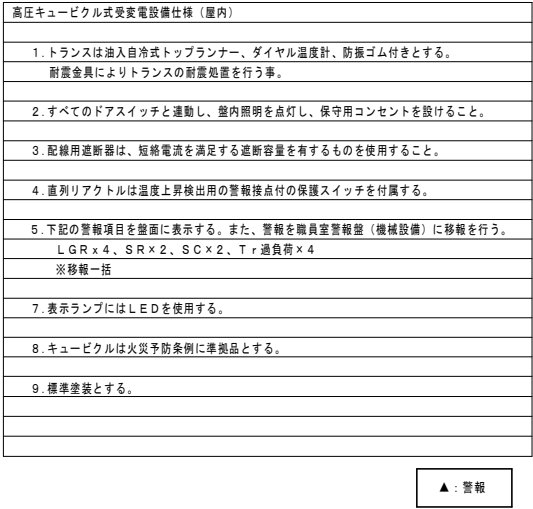



JOB NO. 125280	2026 年 月	中央地区小学校災害復旧工事（校舎棟）（電気設備）	一級建築士事務所	株式会社 浦建築研究所	一級建築士 第276761号 浦 淳	設計	・	・	標 題	高圧単線結線図	縮 尺	N・S	図 番	E-05
-------------------	----------	--------------------------	----------	-------------	--------------------	----	---	---	--------	---------	--------	-----	--------	------

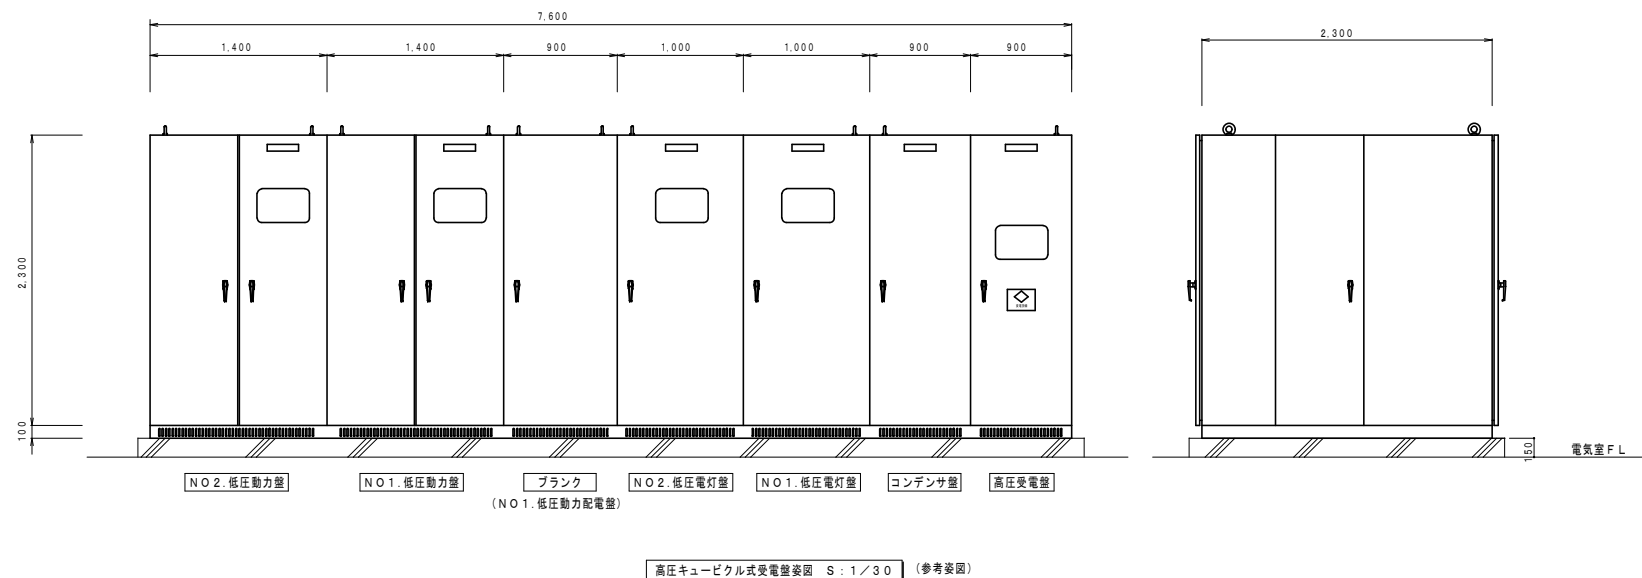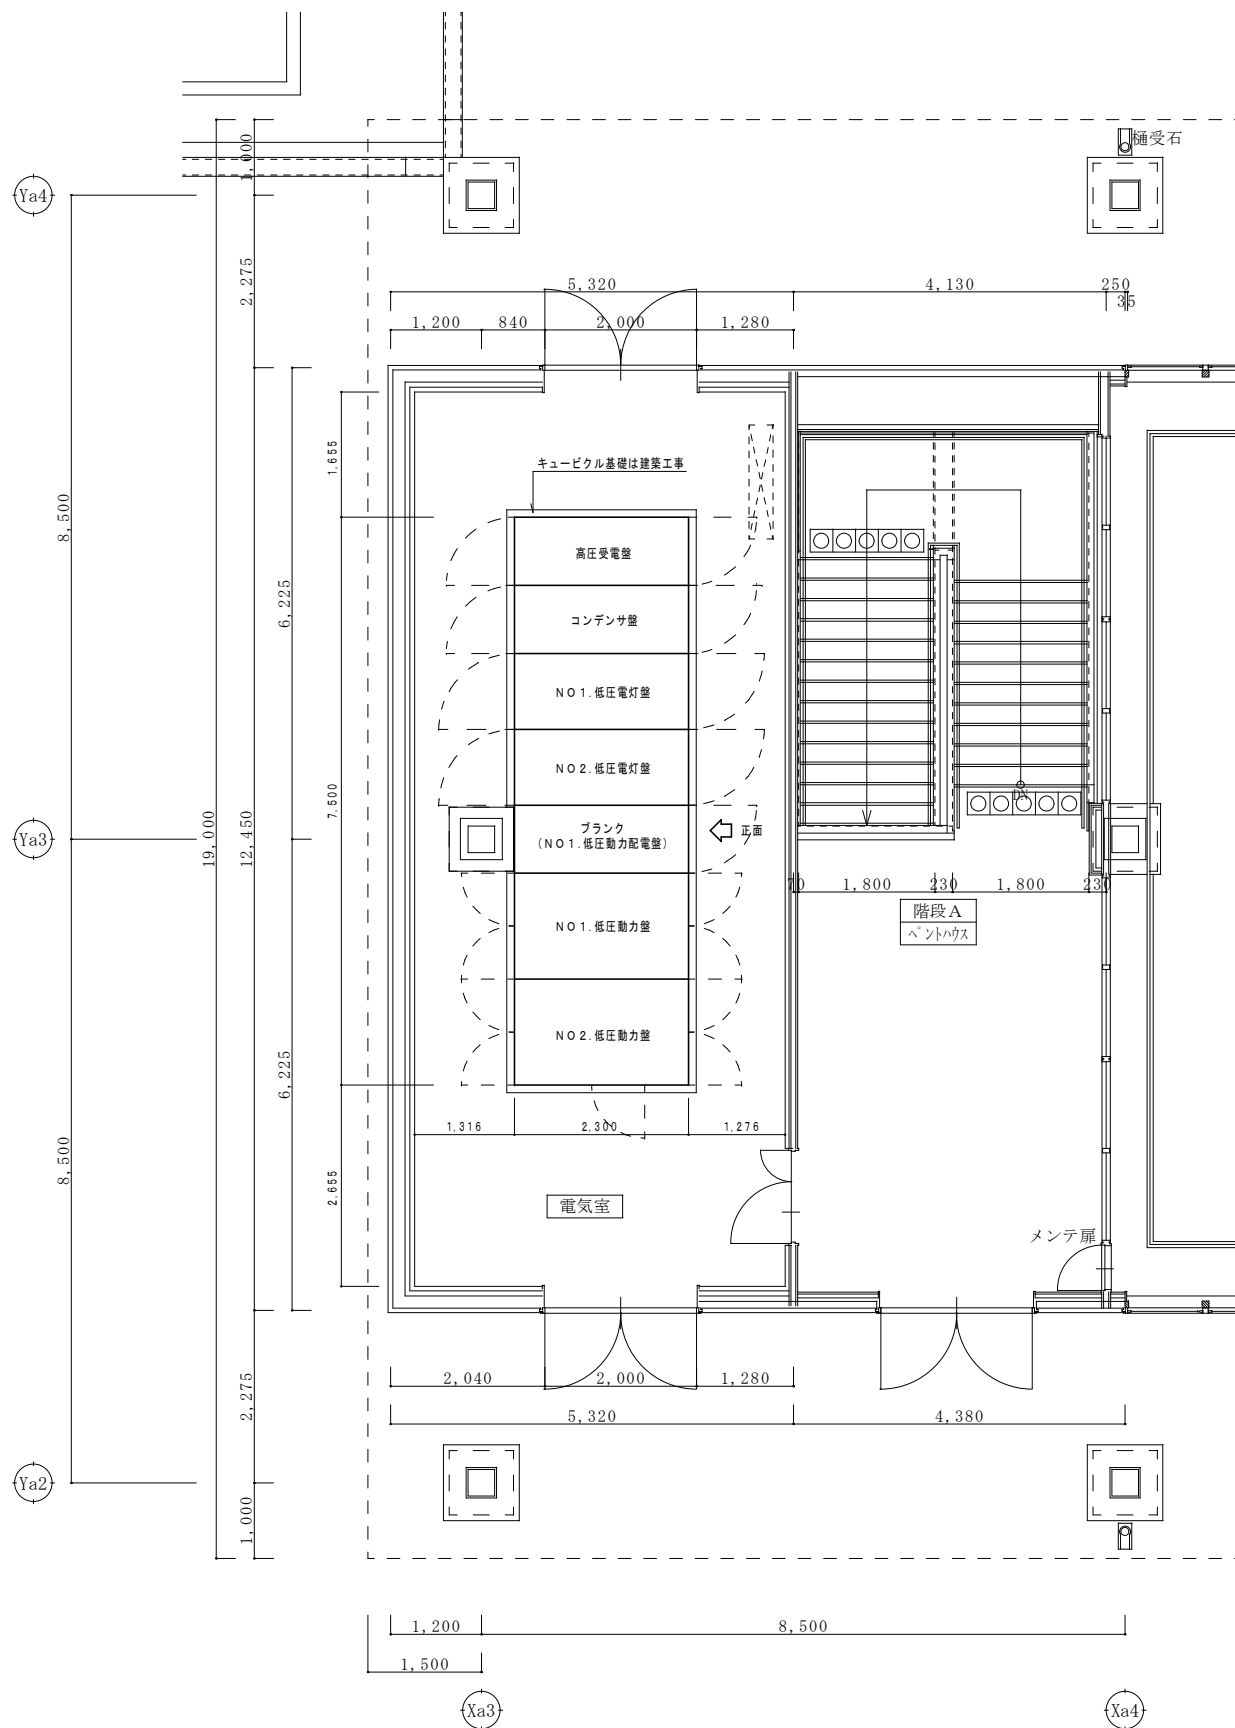

盤 名 式	幹線番号 合計容量	電線 電源仕様	負 荷				分 岐 開 閉 器				制 御 盤			備 考			
			結 線 方 式	負 荷 名 称	記 号	回路番号	出力 KW	種 別	P	A F	A T	発 停	運 行		保 修		
設置場所 1階倉庫 [LMT-1-2] (露出、自立型) 銅板製指定色塗装 上部ダクト付 CH:2700 分電盤端子盤と一体	M-21 AC 3φ3W200V EM-CET100' 合計45.51kW		L1A	パッケージエアコン	PAC-2	201	2.3	ELCB	3	50	20				1階相談室		
			L1A	パッケージエアコン	PAC-23	202	2.6	ELCB	3	50	20				1階校長室		
			L1A	パッケージエアコン	PAC-7	203	6.2	ELCB	3	50	30				1階印刷室		
			L1A	パッケージエアコン	PAC-17	204	4.4	ELCB	3	50	30				1階特別活動室		
			L1A	パッケージエアコン	PAC-17	205	4.4	ELCB	3	50	30				1階特別活動室		
			L1A	パッケージエアコン	PAC-8	206	4.4	ELCB	3	50	30				1階給湯室・リフレッシュコーナー		
			L1A	パッケージエアコン	PAC-8	207	4.4	ELCB	3	50	30				1階職員室		
			L1A	パッケージエアコン	PAC-8	208	4.4	ELCB	3	50	30				1階職員室		
			L1A	パッケージエアコン	PAC-8	209	4.4	ELCB	3	50	30				1階職員室		
			L1A	パッケージエアコン	PAC-9	210	6.4	ELCB	3	50	30				1階保健室		
			L1A	パッケージエアコン	PAC-1	211	1.61	ELCB	3	50	20				1階保健相談室		
			L1A	予 備				MCCB	3	50	30						
設置場所 2階倉庫 [LMT-2-1] (露出、自立型) 銅板製指定色塗装 上部ダクト付 CH:2700 分電盤端子盤と一体	M-02 AC 3φ3W200V EM-CET150' (1) 合計41.36kW		L1A	パッケージエアコン	PAC-3	101	1.61	ELCB	3	50	20				1階放送室		
			L1A	パッケージエアコン	PAC-5	102	3.6	ELCB	3	50	20				2階CR3		
			L1A	パッケージエアコン	PAC-5	103	3.6	ELCB	3	50	20				2階CR3		
			L1A	パッケージエアコン	PAC-5	104	3.6	ELCB	3	50	20				2階CR4		
			L1A	パッケージエアコン	PAC-5	105	3.6	ELCB	3	50	20				2階CR4		
			L1A	パッケージエアコン	PAC-5	106	3.6	ELCB	3	50	20				2階CR5		
			L1A	パッケージエアコン	PAC-5	107	3.6	ELCB	3	50	20				2階CR5		
			L1A	パッケージエアコン	PAC-5	108	3.6	ELCB	3	50	20				2階CR6		
			L1A	パッケージエアコン	PAC-5	109	3.6	ELCB	3	50	20				2階CR6		
			L1A	パッケージエアコン	PAC-5	110	3.6	ELCB	3	50	20				2階調べ学習コーナー		
			L1A	パッケージエアコン	PAC-20	111	7.35	ELCB	3	50	40				2階ラーニングcommons		
			L1A	予 備				MCCB	3	50	30						
設置場所 2階倉庫 [LMT-2-1] (露出、自立型) 銅板製指定色塗装 上部ダクト付 CH:2700 分電盤端子盤と一体	M-03 AC 3φ3W200V EM-CET150' (2) 合計47.73kW		L1A	パッケージエアコン	PAC-20	112	7.35	ELCB	3	50	40				2階ラーニングcommons		
			L1A	パッケージエアコン	PAC-16	113	3.85	ELCB	3	50	20				2階廊下		
			L1A	パッケージエアコン	PAC-11	114	7.33	ELCB	3	50	40				2階通線学級1		
			L1A	パッケージエアコン	PAC-9	115	6.4	ELCB	3	50	30				2階理科室		
			L1A	パッケージエアコン	PAC-9	116	6.4	ELCB	3	50	30				2階理科室		
			L1A	パッケージエアコン	PAC-9	117	6.4	ELCB	3	50	30				2階図工室		
			L1A	パッケージエアコン	PAC-9	118	6.4	ELCB	3	50	30				2階図工室		
			L1A	パッケージエアコン	PAC-13	119	3.6	ELCB	3	50	30				2階配膳室		
			L1A	予 備				MCCB	3	50	30						
設置場所 2階倉庫 [LMT-2-1] (露出、自立型) 銅板製指定色塗装 上部ダクト付 CH:2700 分電盤端子盤と一体	M-22 AC 3φ3W200V EM-CET150' (1) 合計58.5kW		L1A	消毒保管庫		16	12.75	ELCB	3	100	100						
			L1A	スチームコンベクションオープン		31	18.5	ELCB	3	225	125						
			L1A	スチームコンベクションオープン		32	18.5	ELCB	3	225	125						
			L1A	真空冷却機		33	8.75	ELCB	3	100	60						
			L1A	予 備				MCCB	3	50	30						
			L1A	予 備				MCCB	3	50	30						
			設置場所 2階倉庫 [LMT-2-1] (露出、自立型) 銅板製指定色塗装 上部ダクト付 CH:2700 分電盤端子盤と一体	M-23 AC 3φ3W200V EM-CET150' (2) 合計61.85kW		L1A	消毒保管機		35	7.95	ELCB	3	50	50			
L1A	電磁調理器					38	3.0	ELCB	3	50	30						
L1A	電磁調理器					38	3.0	ELCB	3	50	30						
L1A	消毒保管機					41	3.1	ELCB	3	50	30						
L1A	消毒保管機					43	9.4	ELCB	3	100	60						
L1A	食器消毒保管機					44	17.7	ELCB	3	225	125						
L1A	予 備							MCCB	3	50	30						
設置場所 2階倉庫 [LMT-2-1] (露出、自立型) 銅板製指定色塗装 上部ダクト付 CH:2700 分電盤端子盤と一体	M-25 AC 3φ3W200V EM-CET150' (4) 合計60.89kW					L1-X-15-1	ストレートシロッコファン (給気)	FS-1-1	517	0.81	ELCB	3	50	20	○	○	○
			L1-X-15-1	ストレートシロッコファン (排気)	FE-1-7	518	1.24	ELCB	3	50	20	○	○	○	○	←	インバータは機械設備より支給
			L1-X-15-1	ストレートシロッコファン (給気)	FS-1-2	519	1.27	ELCB	3	50	20	○	○	○	○	連動	インバータは機械設備より支給
			L1-X-15-1	ストレートシロッコファン (排気)	FE-1-8	520	1.35	ELCB	3	50	20	○	○	○	○	←	インバータは機械設備より支給
			L1-X-15-1	ストレートシロッコファン (給気)	FS-1-3	521	1.5	ELCB	3	50	20	○	○	○	○	連動	インバータは機械設備より支給
			L1-X-15-1	ストレートシロッコファン (排気)	FE-1-9	522	1.59	ELCB	3	50	20	○	○	○	○	←	インバータは機械設備より支給
			L1-X-15-1	ストレートシロッコファン (給気)	FS-1-4	523	2.39	ELCB	3	50	20	○	○	○	○	連動	インバータは機械設備より支給
			L1-X-15-1	ストレートシロッコファン (排気)	FE-1-10	524	1.59	ELCB	3	50	20	○	○	○	○	←	インバータは機械設備より支給
			L1A	パッケージエアコン	PAC-6	525	4.43	ELCB	3	50	30						1階核収室
			L1A	パッケージエアコン	PAC-5	526	4.43	ELCB	3	50	30						1階核収室

 盤 名 式	幹線番号 合計容量	電 線 電源仕様	結 線 方 式	負 荷				分岐開閉器				制 御 盤				備 考		
				負 荷 名 称	記 号	回路番号	出力 KW	種 別	P	A F	A T	発 停	運 行	表 示	停 止			
設置場所 2階教材室 [LMT-2-2] (露出、自立型) 銅板製指定色塗装 上部ダクト付 CH:2700 分電盤端子盤と一体	M-04 AC 3φ3W200V EM-CET100'		L1A	パッケージエアコン	PAC-5	201	3.6	ELCB	3	50	20					1階教育相談室1		
			L1A	パッケージエアコン	PAC-5	202	3.6	ELCB	3	50	20						2階多目的教室1	
			L1A	パッケージエアコン	PAC-5	203	3.6	ELCB	3	50	20						2階多目的教室1	
			L1A	パッケージエアコン	PAC-5	204	3.6	ELCB	3	50	20						1階教育相談室2	
			L1A	パッケージエアコン	PAC-5	205	3.6	ELCB	3	50	20						2階CR1	
			L1A	パッケージエアコン	PAC-5	206	3.6	ELCB	3	50	20						2階CR1	
			L1A	パッケージエアコン	PAC-4	207	2.37	ELCB	3	50	20						1階事務室	
			L1A	パッケージエアコン	PAC-5	208	3.6	ELCB	3	50	20						2階CR2	
			L1A	パッケージエアコン	PAC-5	209	3.6	ELCB	3	50	20						2階CR2	
			L1A	パッケージエアコン	PAC-6	210	4.43	ELCB	3	50	30						2階特別支援学級4	
			L1A	パッケージエアコン	PAC-4	211	2.37	ELCB	3	50	20						2階特別支援学級3	
			L1A	パッケージエアコン	PAC-4	212	2.37	ELCB	3	50	20						2階特別支援学級2	
			L1A	パッケージエアコン	PAC-4	213	2.37	ELCB	3	50	20						2階特別支援学級1	
			L1A	パッケージエアコン	PAC-15	114	3.85	ELCB	3	50	20						2階特別支援廊下	
			L1A	パッケージエアコン	PAC-16	215	3.85	ELCB	3	50	20						2階廊下	
			L1A	予 備				MCCB	3	50	30							
			L1A	予 備				MCCB	3	50	30							

盤 名 式	幹線番号 合計容量	電 線 電源仕様	負 荷					分岐開閉器				制 御 盤			備 考			
			結 線 方 式	負 荷 名 称	記 号	回路番号	出力 KW	種 別	P	A F	A T	発 停	表 示	故				
設置場所 3階音楽準備室 【LMT-3-2】 (露出、自立型) 銅板製指定色塗装 上部ダクト付 CH：3000 分電盤端子盤と一体	M-07 AC 3φ3W200V EM-CET100 含53.28kW																	
			L1A	パッケージエアコン	PAC-5	201	3.6	ELCB	3	50	20						3階多目的教室2	
			L1A	パッケージエアコン	PAC-5	202	3.6	ELCB	3	50	20						3階多目的教室2	
			L1A	パッケージエアコン	PAC-5	203	3.6	ELCB	3	50	20						3階CR7	
			L1A	パッケージエアコン	PAC-5	204	3.6	ELCB	3	50	20						3階CR7	
			L1A	パッケージエアコン	PAC-5	205	3.6	ELCB	3	50	20						3階CR8	
			L1A	パッケージエアコン	PAC-5	206	3.6	ELCB	3	50	20						3階CR8	
			L1A	パッケージエアコン	PAC-10	207	7.0	ELCB	3	50	30						3階通級学級2	
			L1A	パッケージエアコン	PAC-16	208	3.85	ELCB	3	50	20						3階廊下	
			L1A	パッケージエアコン	PAC-12	209	9.6	ELCB	3	50	50						3階ブラウジング	
			L1A	パッケージエアコン	PAC-19	210	10.6	ELCB	3	50	50						3階音楽室	
			L1A	電気室給排気換気扇		211	0.63	ELCB	3	50	20							
			L1A	予 備				MCCB	3	50	30							

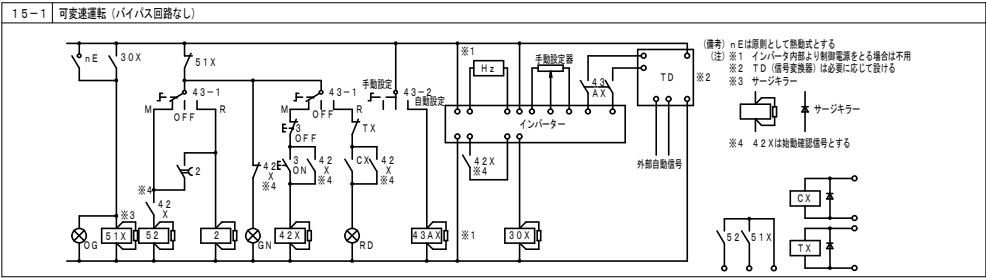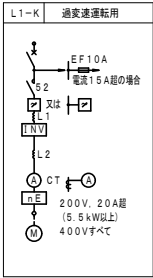


[illegible]



盤 型	名 式	幹線番号 合計容量	電 線 電 源 仕 様	分 岐 回 路				分岐遮断器		リモコン機器		備 考						
				回路 番号	電圧 (V)	負荷容量 (VA)	区 分	負 荷 名 称	種 類	極 数	A F		A T	R	制御機器			
設置場所 1階倉庫 LMT-1-2 (露出、自立型) 銅板製指定色塗装 上部ダクト付 CH：2700		幹線番号 L-02 AC1φ3W 100/200V EM-CET60'		82	100	400	C	電源 端子盤	M	2	50	20						
				801	100	1016	L	電灯 エントランスポーチ・昇降口	E	2	50	20	8					
				802	100	899	L	電灯 廊下	E	2	50	20	1					
				803	100	1211	L	電灯 保健室・WC	E	2	50	20	1					
				804	100	866	L	電灯 特別活動室・会議室・放送室	E	2	50	20	1					
				805	100	1256	L	電灯 職員更衣室・職員WC	E	2	50	20	1					
				806	100	164	L	電灯 階段室B	E	2	50	20	1					
				807	100	254	L	電灯 階段室A	E	2	50	20	1					
				808	100	284	FC	電源 職員更衣室・保健室 空調換気扇	E	2	50	20	1					
				809	100	493	C	受口 廊下・倉庫・ゴミステーション	E	2	50	20						
				810	100	1262	C	受口 だれでもトイレA ウォシュレット	E	2	50	20	1					
				813	100	1262	C	受口 だれでもトイレB ウォシュレット	E	2	50	20	1					
				816	100	1261	C	受口 だれでもトイレC ウォシュレット	E	2	50	20	1					
				819	100	600	C	受口 だれでもトイレC オストメイト	E	2	50	20	1					
				820	100	1261	C	受口 保健室WC ウォシュレット	E	2	50	20	1					
				821	100	200	C	受口 保健相談室	E	2	50	20						
				828	100	1200	C	受口 保健室 洗濯機	E	2	50	20						
				829	100	400	C	受口 保健室	E	2	50	20						
				830	100	600	C	受口 保健室 冷蔵庫	E	2	50	20						
				831	100	1002	C	受口 保健室キッチン	E	2	50	20						
				832	100	1245	C	受口 外部WWC	E	2	50	20	1					
				833	100	313	C	受口 外部MWC	E	2	50	20	1					
				834	100	300	C	受口 廊下・外部	E	2	50	20						
				835	100	306	C	受口 昇降口・廊下・手洗	E	2	50	20						
				836	100	300	C	受口 廊下	E	2	50	20						
				837	100	500	C	受口 E L V点検用	E	2	50	20						
				838	100	400	C	受口 廊下	E	2	50	20						
				839	100	400	C	受口 特別活動室・会議室	E	2	50	20						
				840	100	500	C	受口 特別活動室・会議室	E	2	50	20						
				841	100	305	C	受口 職員更衣室・倉庫	E	2	50	20						
				842	100	800	C	受口 放送室	E	2	50	20						
				843	100	628	C	受口 職員MWC	E	2	50	20	1					
				844	100	1254	C	受口 職員WWC	E	2	50	20	1					
				845	100	300	C	受口 相談室	E	2	50	20						
				846	100	1200	C	排水ポンプ	E	2	50	20						
								100			C	リモコントランス	M	2	50	20		
								100			C	予 備	M	2	50	20		
								100			C	予 備	M	2	50	20		
								100			C	予 備	M	2	50	20		
								100			C	予 備	M	2	50	20		
				100			C	予 備	M	2	50	20						
				100			C	予 備	M	2	50	20						

盤 名 式	幹線番号 合計容量	電 線 電源仕様	分 岐 回 路				分岐遮断器				リモコン機器		備 考		
			回路 番号	電圧 (V)	負荷容量 (VA)	区 分	負 荷 名 称	種 類	極 数	A	F	A		T	R
設置場所 1階給食事務室 LM-1-3 (露出、自立型) 銅板製指定色塗装 上部ダクト付 CH：2700	幹線番号 L-03 AC1φ3W 100/200V EM-CET60'		①	100	160	C	電源 ガス遮断弁コントローラー・検知器	M	2	50	20				
			②01	100	1081	L	電灯 事務休憩室・下処理・検収室	E	2	50	20	1			
			③02	100	1011	L	電灯 給食調理室・食品庫・物品室	E	2	50	20	1			
			③03	100	535	L	電灯 洗浄室・配膳室	E	2	50	20	1			
			③31	100	1001	FC	電源 給食調理室 換気扇	E	2	50	20	1			
			③32	100	100	L	非常照明	E	2	50	20				
			③01	100	400	C	受口 事務休憩室	E	2	50	20				
			③02	100	1200	C	受口 事務休憩室 IHヒーター	E	2	50	20				
			③03	100	600	C	受口 事務休憩室 冷蔵庫	E	2	50	20				
			③04	100	1100	C	受口 事務休憩室 電気温水器	E	2	50	20				
			③05	100	1200	C	受口 洗濯機	E	2	50	20				
			③06	100	201	C	受口 更衣室・前室・手洗	E	2	50	20				
			③07	100	202	C	受口 検収室・下処理室・手洗	E	2	50	20				
			③08	100	203	C	受口 調理室・前室	E	2	50	20				
			③09	100	103	C	受口 配膳室・洗浄室	E	2	50	20				
			③10	100	1200	C	受口 配膳室 洗濯機	E	2	50	20				
			③11	100	200	C	受口 食品庫・物品庫	E	2	50	20				
			③12	100	719	C	受口 ガス給湯器・ポンプユニット	E	2	50	20				
			③13	100	312	C	受口 調理室WC	E	2	50	20	1			
			③14	100	776	C	受口 シンク付ビラー・検査用冷蔵庫	E	2	50	20				
			③15	100	657	C	受口 冷蔵庫	E	2	50	20				
			③16	100	780	C	受口 包丁まな板殺菌庫	E	2	50	20				
			③17	100	1214	C	受口 バススルー冷蔵庫・包丁まな板殺菌庫	E	2	50	20				
			③18	100	947	C	受口 冷蔵庫・冷凍庫	E	2	50	20				
			③19	100	425	C	受口 フードカッター・野菜切機	E	2	50	20				
			③20	100	484	C	受口 冷蔵庫・コールドテーブル	E	2	50	20				
			③21	100	591	C	受口 冷蔵庫・牛乳保冷库	E	2	50	20				
				100		C	リモコントランス	M	2	50	20				
				100		C	予 備	M	2	50	20				
				100		C	予 備	M	2	50	20				
				100		C	予 備	M	2	50	20				
				100		C	予 備	M	2	50	20				
				100		C	予 備	M	2	50	20				
				100		C	予 備	M	2	50	20				

盤 名 式	幹線番号 合計容量	電 線 電源仕様	分 岐 回 路				分岐遮断器				リモコン機器		備 考			
			回路 番号	電圧 (V)	負荷容量 (VA)	区 分	負 荷 名 称	種 類	極 数	A	F	A		T	R	制御機器
設置場所 2階書庫 LMT-2-1 (露出、自立型) 銅板製指定色塗装 上部ダクト付 CH：2700	幹線番号 L-05 AC1φ3W 100/200V EM-CET60'		100	100	C	電源 誘導灯	M	2	50	20						
			100	100	C	電源 端子盤	M	2	50	20						
			101	100	625	L	電灯 廊下	E	2	50	20	1				
			102	100	477	L	電灯 書庫・廊下ホール	E	2	50	20	1				
			103	100	1000	L	電灯 通級学級1・WC	E	2	50	20	1				
			104	100	860	L	電灯 理科室・理科準備室	E	2	50	20	1				
			105	100	903	L	電灯 CR5.6	E	2	50	20	1				
			106	100	903	L	電灯 CR3.4	E	2	50	20	1				
			107	100	500	FC	電源 理科室・廊下 換気扇	E	2	50	20	1				
			108	100	960	FC	電源 査R3 空調換気扇	E	2	50	20	1				
			109	100	960	FC	電源 CR4 空調換気扇	E	2	50	20	1				
			110	100	960	FC	電源 CR5 空調換気扇	E	2	50	20	1				
			111	100	960	FC	電源 CR6 空調換気扇	E	2	50	20	1				
			112	100	420	FC	電源 通級学級1 空調換気扇	E	2	50	20	1				
			113	100	600	FC	電源 直流電源装置	E	2	50	20	1				
			114	100	308	C	受口 廊下・手洗	E	2	50	20					
			115	100	300	C	受口 廊下・配膳室	E	2	50	20					
			116	100	601	C	受口 配膳室 電気温水器	E	2	50	20					
			117	100	400	C	受口 ラーニングCOMMONズ	E	2	50	20					
			118	100	600	C	受口 ラーニングCOMMONズ	E	2	50	20					
			119	100	400	C	受口 ラーニングCOMMONズ	E	2	50	20					
			120	100	600	C	受口 ラーニングCOMMONズ	E	2	50	20					
			121	100	625	C	受口 MWC2b	E	2	50	20	1				
			122	100	934	C	受口 WWC2b	E	2	50	20	1				
			123	100	1000	C	受口 CR3	E	2	50	20					
			124	100	1000	C	受口 CR4	E	2	50	20					
			125	100	1000	C	受口 CR5	E	2	50	20					
			126	100	1000	C	受口 CR6	E	2	50	20					
			127	100	400	C	受口 どくしょスペース	E	2	50	20					
			128	100	1000	C	受口 通級学級1	E	2	50	20					
			129	100	1000	C	受口 通級学級1	E	2	50	20					
			130	100			C リモコントランス	M	2	50	20					
			131	100			C 予 備	M	2	50	20					
			132	100			C 予 備	M	2	50	20					
			133	100			C 予 備	M	2	50	20					
241	100			C 予 備	M	2	50	20								
242	1															

盤 型 式	幹線番号 合計容量	電 線 電源仕様	分 岐 回 路					分岐遮断器		リモコン機器		備 考				
			回路 番号	電圧 (V)	負荷容量 (VA)	区 分	負 荷 名 称	種 類	極 数	A	F		A	T	R	制御機器
設置場所 2階教材室 LMT-2-2 (露出、自立型) 銅板製指定色塗装 上部ダクト付 CH：2700	幹線番号 L-06 AC1φ3W 100/200V EM-CET60'	FC計 4,014VA L 計 4,884VA C 計 12,582VA 計 21,480VA リモコンランス × 1 リモコンリレー × 15 リレー制御用T/U × 4 ED ED	100	400	C	電源 端子盤	M	2	50	20						
			201	100	593	L	電灯 廊下	E	2	50	20	1				
			202	100	917	L	電灯 教材庫・特別支援学級・脱衣室・UWC	E	2	50	20	1				
			203	100	1053	L	電灯 特別支援学級・特支廊下	E	2	50	20	1				
			204	100	967	L	電灯 図工室・図工準備室	E	2	50	20	1				
			205	100	903	L	電灯 多目的教室1・CR1	E	2	50	20	1				
			206	100	451	L	電灯 CR2	E	2	50	20	1				
			207	100	500	FC	電源 図工室・廊下 換気扇	E	2	50	20	1				
			208	100	634	FC	電源 特別支援 空調換気扇	E	2	50	20	1				
			209	100	960	FC	電源 多目的教室1 空調換気扇	E	2	50	20	1				
			210	100	960	FC	電源 CR1 空調換気扇	E	2	50	20	1				
			211	100	960	FC	電源 CR2 空調換気扇	E	2	50	20	1				
			212	100	200	C	受口 教材室	E	2	50	20					
			213	100	1000	C	受口 洗濯機	E	2	50	20					
			214	100	1000	C	受口 脱衣室ドライヤー	E	2	50	20					
			215	100	202	C	受口 特支廊下・手洗	E	2	50	20					
			216	100	600	C	受口 特別支援教室4	E	2	50	20					
			217	100	600	C	受口 特別支援教室3	E	2	50	20					
			218	100	600	C	受口 特別支援教室2	E	2	50	20					
			219	100	600	C	受口 特別支援教室1	E	2	50	20					
			220	100	1261	C	受口 特支教室 UWC	E	2	50	20	1				
			221	100	1261	C	受口 特支教室 UWC	E	2	50	20	1				
			222	100	620	C	受口 MWC2a	E	2	50	20	1				
			223	100	934	C	受口 WWC2a	E	2	50	20	1				
			224	100	304	C	受口 廊下・手洗	E	2	50	20					
			225	100	1000	C	受口 多目的教室1	E	2	50	20					
			226	100	1000	C	受口 CR1	E	2	50	20					
			227	100	1000	C	受口 CR2	E	2	50	20					
			228	100		C	リモコンランス	M	2	50	20					
			229	100		C	予 備	M	2	50	20					
			230	100		C	予 備	M	2	50	20					
			231	100		C	予 備	M	2	50	20					
300	100		C	予 備	M	2	50	20								
特記事項																
1. 分岐遮断器の項の種類欄は次による。 M・・・MCCB、 E・・・ELCB、 RM・・・リモコンMCCB、 RE・・・リモコンELCB																
2. タイマー……年間プログラムタイマーユニット（ソーラー機能付・フル2線式）																
3. リモコンはフル2線式とする。																
4. 負荷名称の区分は次による。 L：照明 C：コンセント FC：空調、換気電源 OA：OAコンセント																

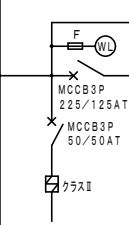
盤 型 式	幹線番号 合計容量	電 線 電源仕様	分 岐 回 路				分岐遮断器		リモコン機器		備 考							
			回路 番号	電圧 (V)	負荷容量 (VA)	区 分	負 荷 名 称	種 類	極 数	A		F	A	T	R	制御機器		
設置場所 3階音楽準備室 [LMT-3-2] (露出、自立型) 銅板製指定色塗装 上部ダクト付 CH：3000	幹線番号 L-23 AC1φ3W 100/200V EM-CET60'		201	100	641	L	電灯 廊下	E	2	50	20	1						
			202	100	1100	L	電灯 ラーニングコモンズ	E	2	50	20	2						
			203	100	1157	L	電灯 ブラウジング・通級学級・WC	E	2	50	20	1						
			204	100	869	L	電灯 音楽室・音楽準備室	E	2	50	20	1						
			205	100	803	L	電灯 多目的教室2・CR7	E	2	50	20	1						
			206	100	451	L	電灯 CR8	E	2	50	20	1						
			207	100	594	L	電灯 R階ベントハウス・電気室	E	2	50	20	1						
			208	100	383	FC	電源 音楽室・音楽準備室 換気扇	E	2	50	20	1						
			209	100	420	FC	電源 通級学級2・CR7 空調換気扇	E	2	50	20	1						
			210	100	960	FC	電源 多目的教室2 空調換気扇	E	2	50	20	1						
			211	100	960	FC	電源 CR7 空調換気扇	E	2	50	20	1						
			212	100	960	FC	電源 CR8 空調換気扇	E	2	50	20	1						
			213	100	200	C	受口 音楽室・音楽準備室	E	2	50	20							
			214	100	1261	C	受口 UWC3a	E	2	50	20	1						
			215	100	626	C	受口 MWC3a	E	2	50	20	1						
			216	100	934	C	受口 WWC3a	E	2	50	20	1						
			217	100	204	C	受口 廊下・手洗	E	2	50	20							
			218	100	400	C	受口 音楽室	E	2	50	20							
			219	100	300	C	受口 音楽室	E	2	50	20							
			220	100	400	C	受口 ブラウジング	E	2	50	20							
			221	100	1000	C	受口 多目的教室2	E	2	50	20							
			222	100	1000	C	受口 CR7	E	2	50	20							
			223	100	1000	C	受口 CR8	E	2	50	20							
			224	100	300	C	受口 通級学級2	E	2	50	20							
			225	100	300	C	受口 通級学級2	E	2	50	20							
			226	100	300	C	受口 R階ベントハウス・電気室	E	2	50	20							
			227	100	1000	C	電源 E L V電源	M	2	50	20							
			228	100		C	リモコントランス	M	2	50	20							
			229	100		C	予 備	M	2	50	20							
			230	100		C	予 備	M	2	50	20							
			231	100		C	予 備	M	2	50	20							
			232	100		C	予 備	M	2	50	20							
			233	100		C	予 備	M	2	50	20							
FC計 3.683VA L 計 5.615VA C 計 9.625VA 計 18.923VA																		
リモコントランス × 1 リモコンリレー × 16 リレー制御用T/U × 4																		
																		
特記事項																		
1. 分岐遮断器の項の種類欄は次による。 M・・・MCCB、 E・・・ELCB、 RM・・・リモコンMCCB、 RE・・・リモコンELCB																		
2. タイマー……年間プログラムタイマーユニット（ソーラー機能付・フル2線式）																		
3. リモコンはフル2線式とする。																		
4. 負荷名称の区分は次による。 L：照明 C：コンセント FC：空調、換気電源 OA：OAコンセント																		

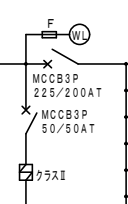 盤 名 式	幹線番号 合計容量	電 線 電源仕様	分 岐 回 路					分岐遮断器		リモコン機器		備 考					
			回路 番号	電圧 (V)	負荷容量 (VA)	区 分	負 荷 名 称	種 類	極 数	A	F		A	T	R	制御機器	
設置場所 3階家庭準備室 「家庭室分電室」 (露出、自立型) 銅板製指定色塗装 上部ダクト付 CH：3000	幹線番号 L-25 AC1φ3W 100/200V EM-CE100' (1)		1	200	5600	C	受口 IHヒーター	E	2	50	30						
			2	200	5600	C	受口 IHヒーター	E	2	50	30						
			3	200	5600	C	受口 IHヒーター	E	2	50	30						
			4	200	5600	C	受口 IHヒーター	E	2	50	30						
			5	200	5600	C	受口 IHヒーター	E	2	50	30						
			6	200	5600	C	受口 IHヒーター	E	2	50	30						
			7	100	600	C	受口 家庭準備室 冷蔵庫	E	2	50	20						
			8	100	500	C	受口 家庭準備室 冷蔵庫	E	2	50	20						
			9	100	1000	C	受口 家庭準備室 洗濯機	E	2	50	20						
			10	100	400	C	受口 家庭室	E	2	50	20						
			11	100	1200	C	受口 家庭室 (単独専用)	E	2	50	20						
			12	100	1200	C	受口 家庭室 (単独専用)	E	2	50	20						
			13	100	1200	C	受口 家庭室 (単独専用)	E	2	50	20						
			14	100	1200	C	受口 家庭室 (単独専用)	E	2	50	20						
			15	100	1200	C	受口 家庭室 (単独専用)	E	2	50	20						
			16	100	1200	C	受口 家庭室 (単独専用)	E	2	50	20						
			17	100		C	予 備	M	2	50	20						
			18	100		C	予 備	M	2	50	20						
			19	100		C	予 備	M	2	50	20						
			20	100		C	予 備	M	2	50	20						
			21	100		C	予 備	M	2	50	20						
			22	100		C	予 備	M	2	50	20						
			23	100		C	予 備	M	2	50	20						
			24	100		C	予 備	M	2	50	20						
			25	100		C	予 備	M	2	50	20						
			26	100		C	予 備	M	2	50	20						
			27	100		C	予 備	M	2	50	20						
			28	100		C	予 備	M	2	50	20						
			29	100		C	予 備	M	2	50	20						
			30	100		C	予 備	M	2	50	20						
			31	100		C	予 備	M	2	50	20						
			32	100		C	予 備	M	2	50	20						
			33	100		C	予 備	M	2	50	20						
			34	100		C	予 備	M	2	50	20						
			35	100		C	予 備	M	2	50	20						
			36	100		C	予 備	M	2	50	20						
			37	100		C	予 備	M	2	50	20						
C 計 40.900VA																	
計 40.900VA																	
																	
特記事項																	
1. 分岐遮断器の項の種類欄は次による。 M・・・MCCB、 E・・・ELCB、 RM・・・リモコンMCCB、 RE・・・リモコンELCB																	
2. タイマー……年間プログラムタイマーユニット（ソーラー機能付・フル2線式）																	
3. リモコンはフル2線式とする。																	
4. 負荷名称の区分は次による。 L：照明 C：コンセント FC：空調、換気電源 OA：OAコンセント																	

ケーブル・配管	仕 様	行 先
EM-CET100'E14' (FEP65)	電灯電源	高圧CUB受電室→既設屋内運動場
EM-CE38'-2C (FEP50)	電灯電源	高圧CUB受電室→既設プール機械室
EM-CET38'E5.5' (FEP50)	動力電源	高圧CUB受電室→既設プール機械室
E60', 38' x 2, 5.5' x 2 (VE54)	接地	高圧CUB受電室→接地極

ケーブル・配管	仕 様	行 先
EM-CET100' E14' (VE70)	電灯電源	高圧CUB受電盤 → 既設屋内運動場
EM-CET38' - 2C' (VE54)	電灯電源	高圧CUB受電盤 → 既設プール機械室
EM-CET38' x 5.5' (VE54)	動力電源	高圧CUB受電盤 → 既設プール機械室
E60'、38' x 2.5、5.5' x 2 (VE54)	接地	高圧CUB受電盤 → 接地極



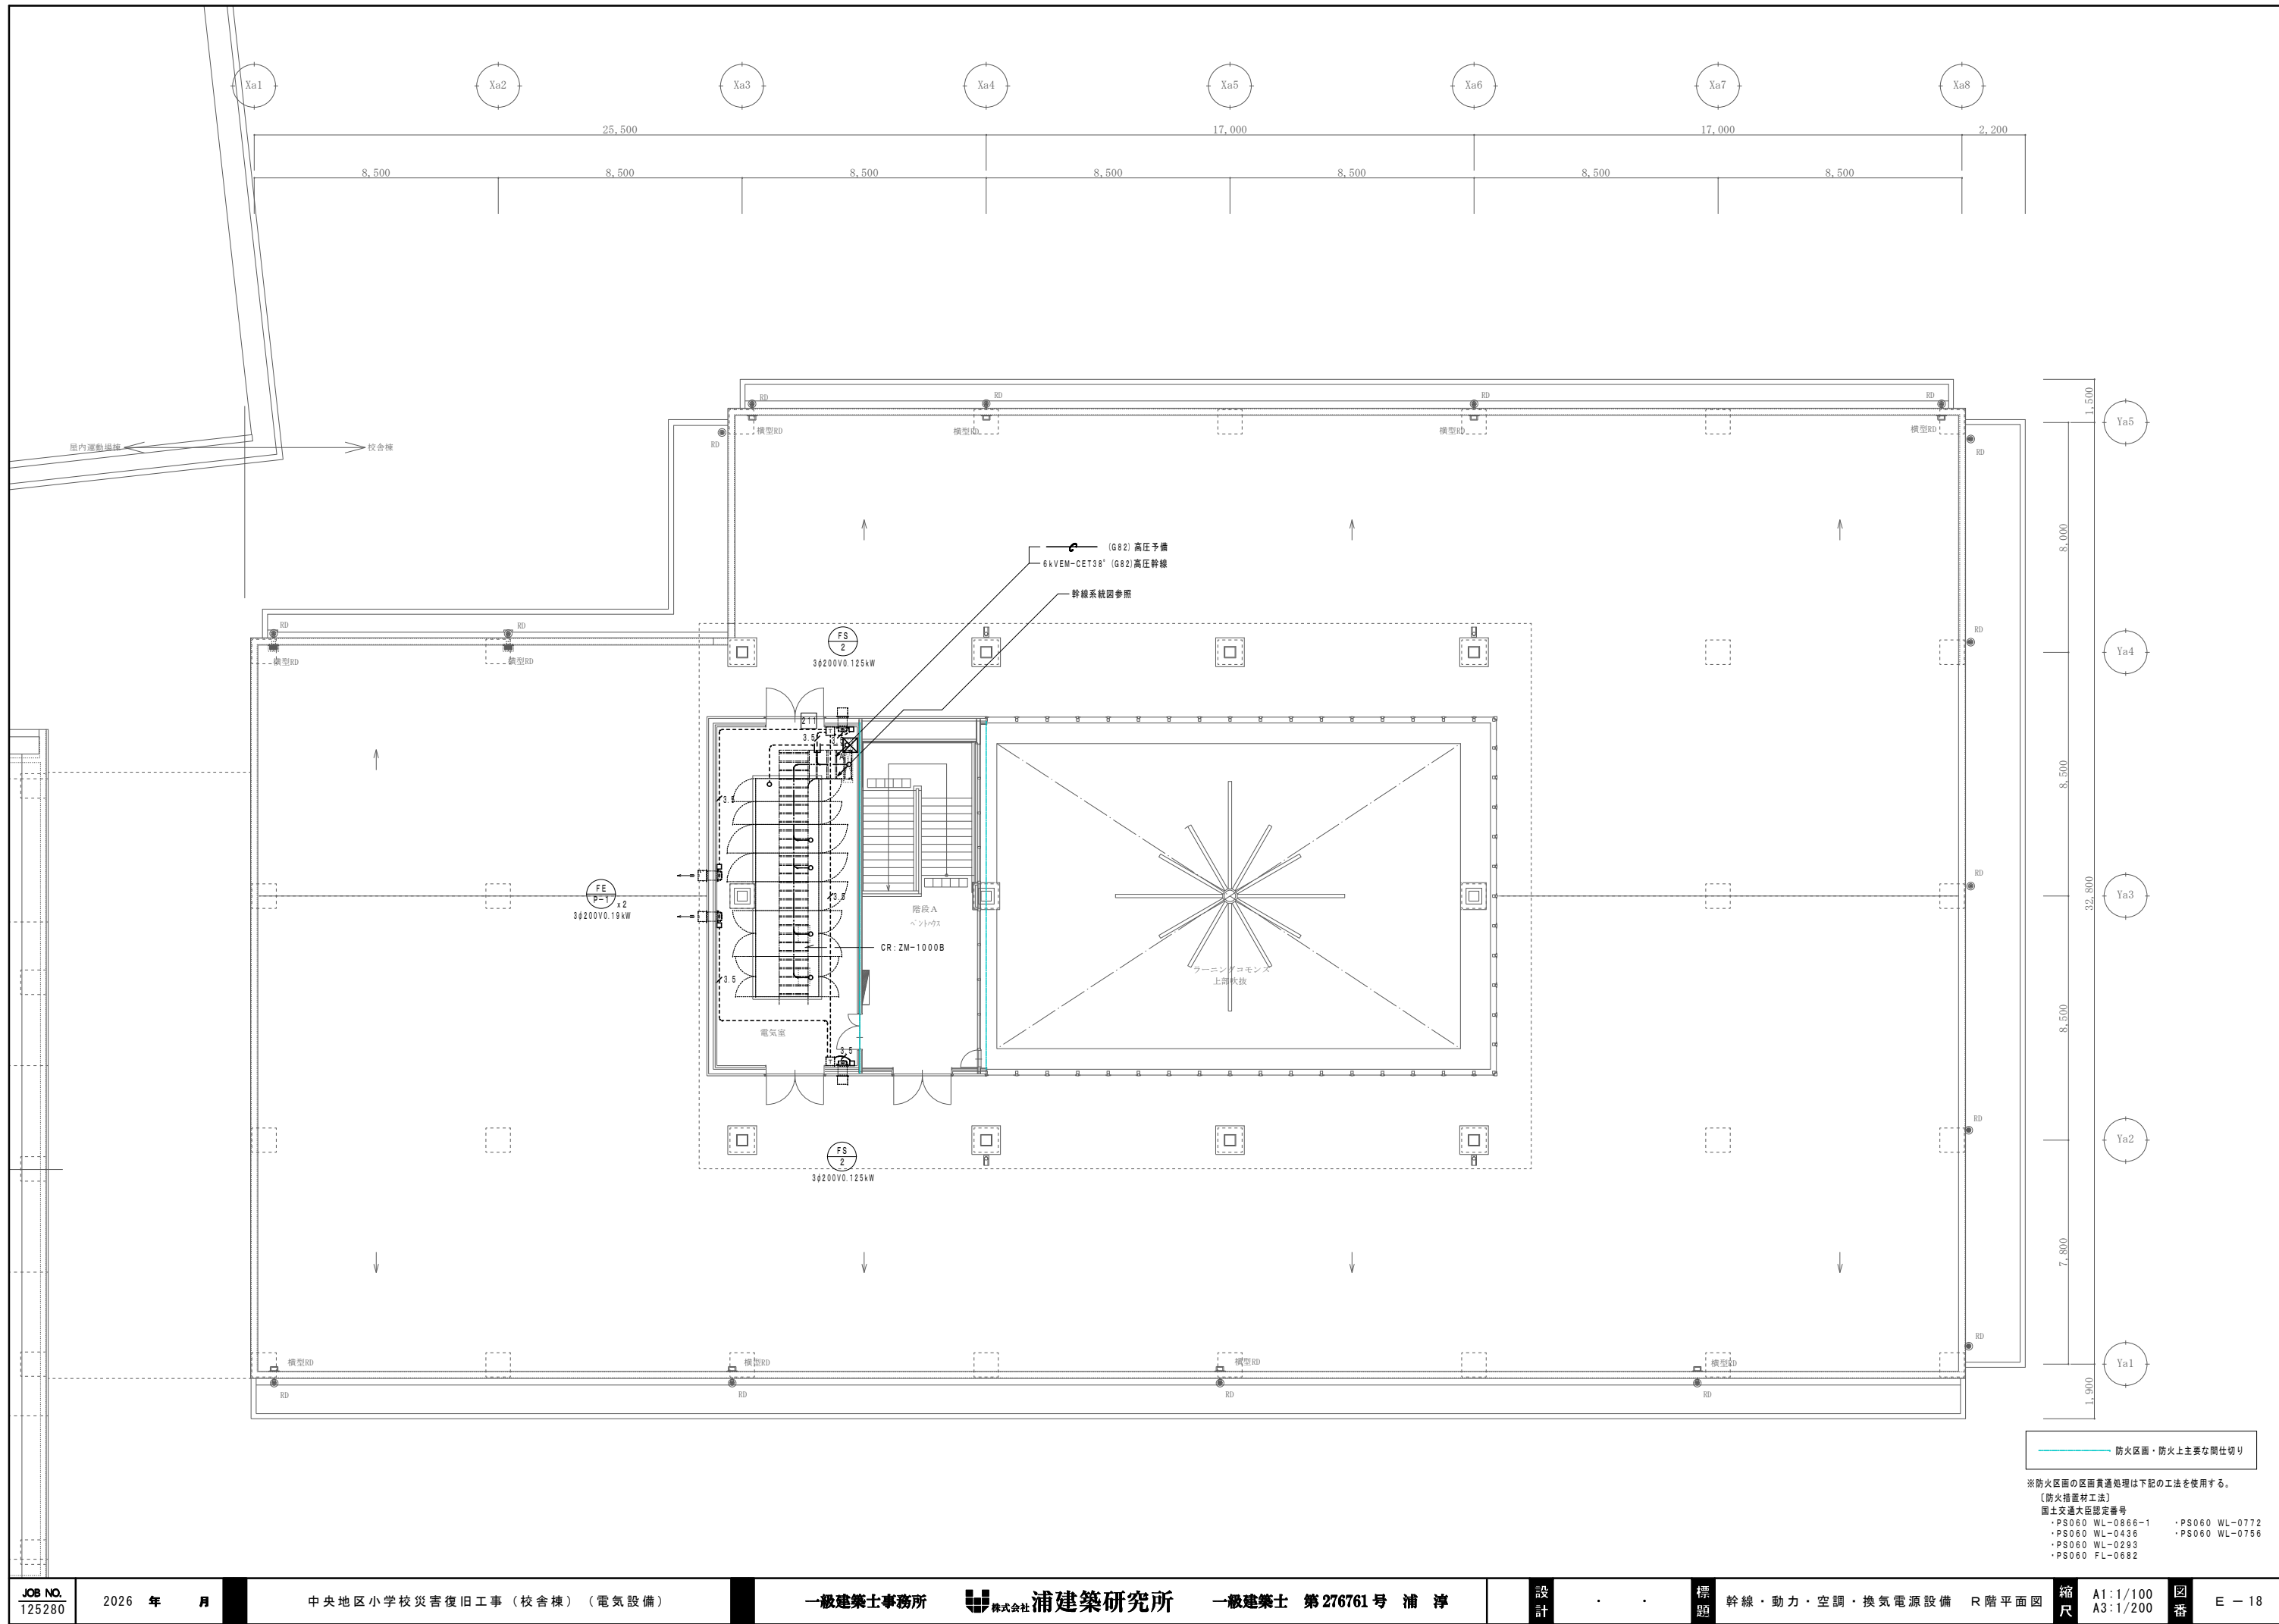


厨房設備器具明細表

No	品名	型式	台数	電圧(60Hz) kW		
				単相100V	単相200V	三相200V
6	シンク付移動ピーラー	PL-42N-DH-C	1	0.4		
7	校食用冷凍庫	HF-63CAT-L-KS2	1	0.376		
16	消毒保管機	ISC-W40JW-EF	1			12.75
17	包丁まな板設置庫	FSCD855B	1	0.78		
18	冷凍庫	HF-120NA-ML	1	0.657		
19	バススルー冷凍庫	HR-120CA-ML-4D4D	1	0.434		
20	冷凍庫	HR-120NA-ML	1	0.29		
23	フードカッター	FD-21	1	0.2		
25	シンク付野菜切機	VC-4	1	0.2		
27	ガス回転釜	DGK-45JSH-D-F	3			
28	ガス回転釜	DGK-45JSH-D-S	1			
29	ガス回転釜	DGK-30JFT	1	0.025		
31	スチームコンベクションオープン	CSW-E101-T	1			18.5
32	スチームコンベクションオープン	CSW-E101R-T	1			18.5
33	真空冷却機	CMJ-40QEC	1			8.75
34	冷凍庫	HR-120NA-ML	1	0.29		
35	消毒保管機	ISC-W20JW-ECF	1			7.95
36	包丁まな板設置庫	FSCD6050B	1	0.78		
38	電磁調理器	CIH-96-33C	1			3.0x2
39	低コードテーブル	RL-120SNCG-ML	1	0.194		
41	消毒保管機	ISC-S5JW-EF	1			3.1
43	消毒保管機	FEDBW20	1			9.4
44	食缶消毒保管機	ISC-W50JW-EHF	1			17.7
45	食缶消毒保管機	ISC-W50JW-EHCF	1			17.7
46	食器消毒保管機	ISC-W40JW-ECF	1			12.75
48	牛乳保冷庫	MR-150CA-2	1	0.301		
49	冷凍庫	HR-120NA-ML	1	0.29		
52	食器食缶洗浄機	DWTH20-8MG-NL-12	1			4.6
57	食器消毒保管機	ISC-W40JW-EF	2			12.75x2
59	食器消毒保管機	ISC-W50JW-EF	1			17.7
60	冷凍庫	HF-120NA-ML	1	0.657		
... 総使用量 ...				5.874	0.0	180.9

注 記

1. 図中明記なき配管配線は下記の通りとする。
- (a) 動力設備
- 3.5 CV3.5" -4C (E) (保護管E25) 天井内コロガシ
 - 5.5 CV3.5" -4C (E) (保護管E31) "
 - 1.4 CVT14" E5.5" (保護管E31) "
 - 2.2 CVT22" E5.5" (保護管E39) "
 - 6.0 CVT60" E5.5" (保護管E63) "
- [B] ケースブレーカー (MCB) 注記数字は開閉器容量を示す。
- (b) コンセント設備
- VVF2.0-3C (E) (保護管PF22) 天井内コロガシ
 - VVF1.6-2C+3C (保護管PF22)
- (c) 天井内ころがし配管に於ける壁面の立上り立下り及びケーブル被覆等に外傷の恐れのある箇所には電線保護管を使用する。 尚防火区画等の貫通箇所は令第112条第20項及び令第129条の2の4第1項第7項の規定によるものとする。
- (d) 厨房電源配線は開閉器より2次側も含め、厨房機器接続まで、本工事とする。

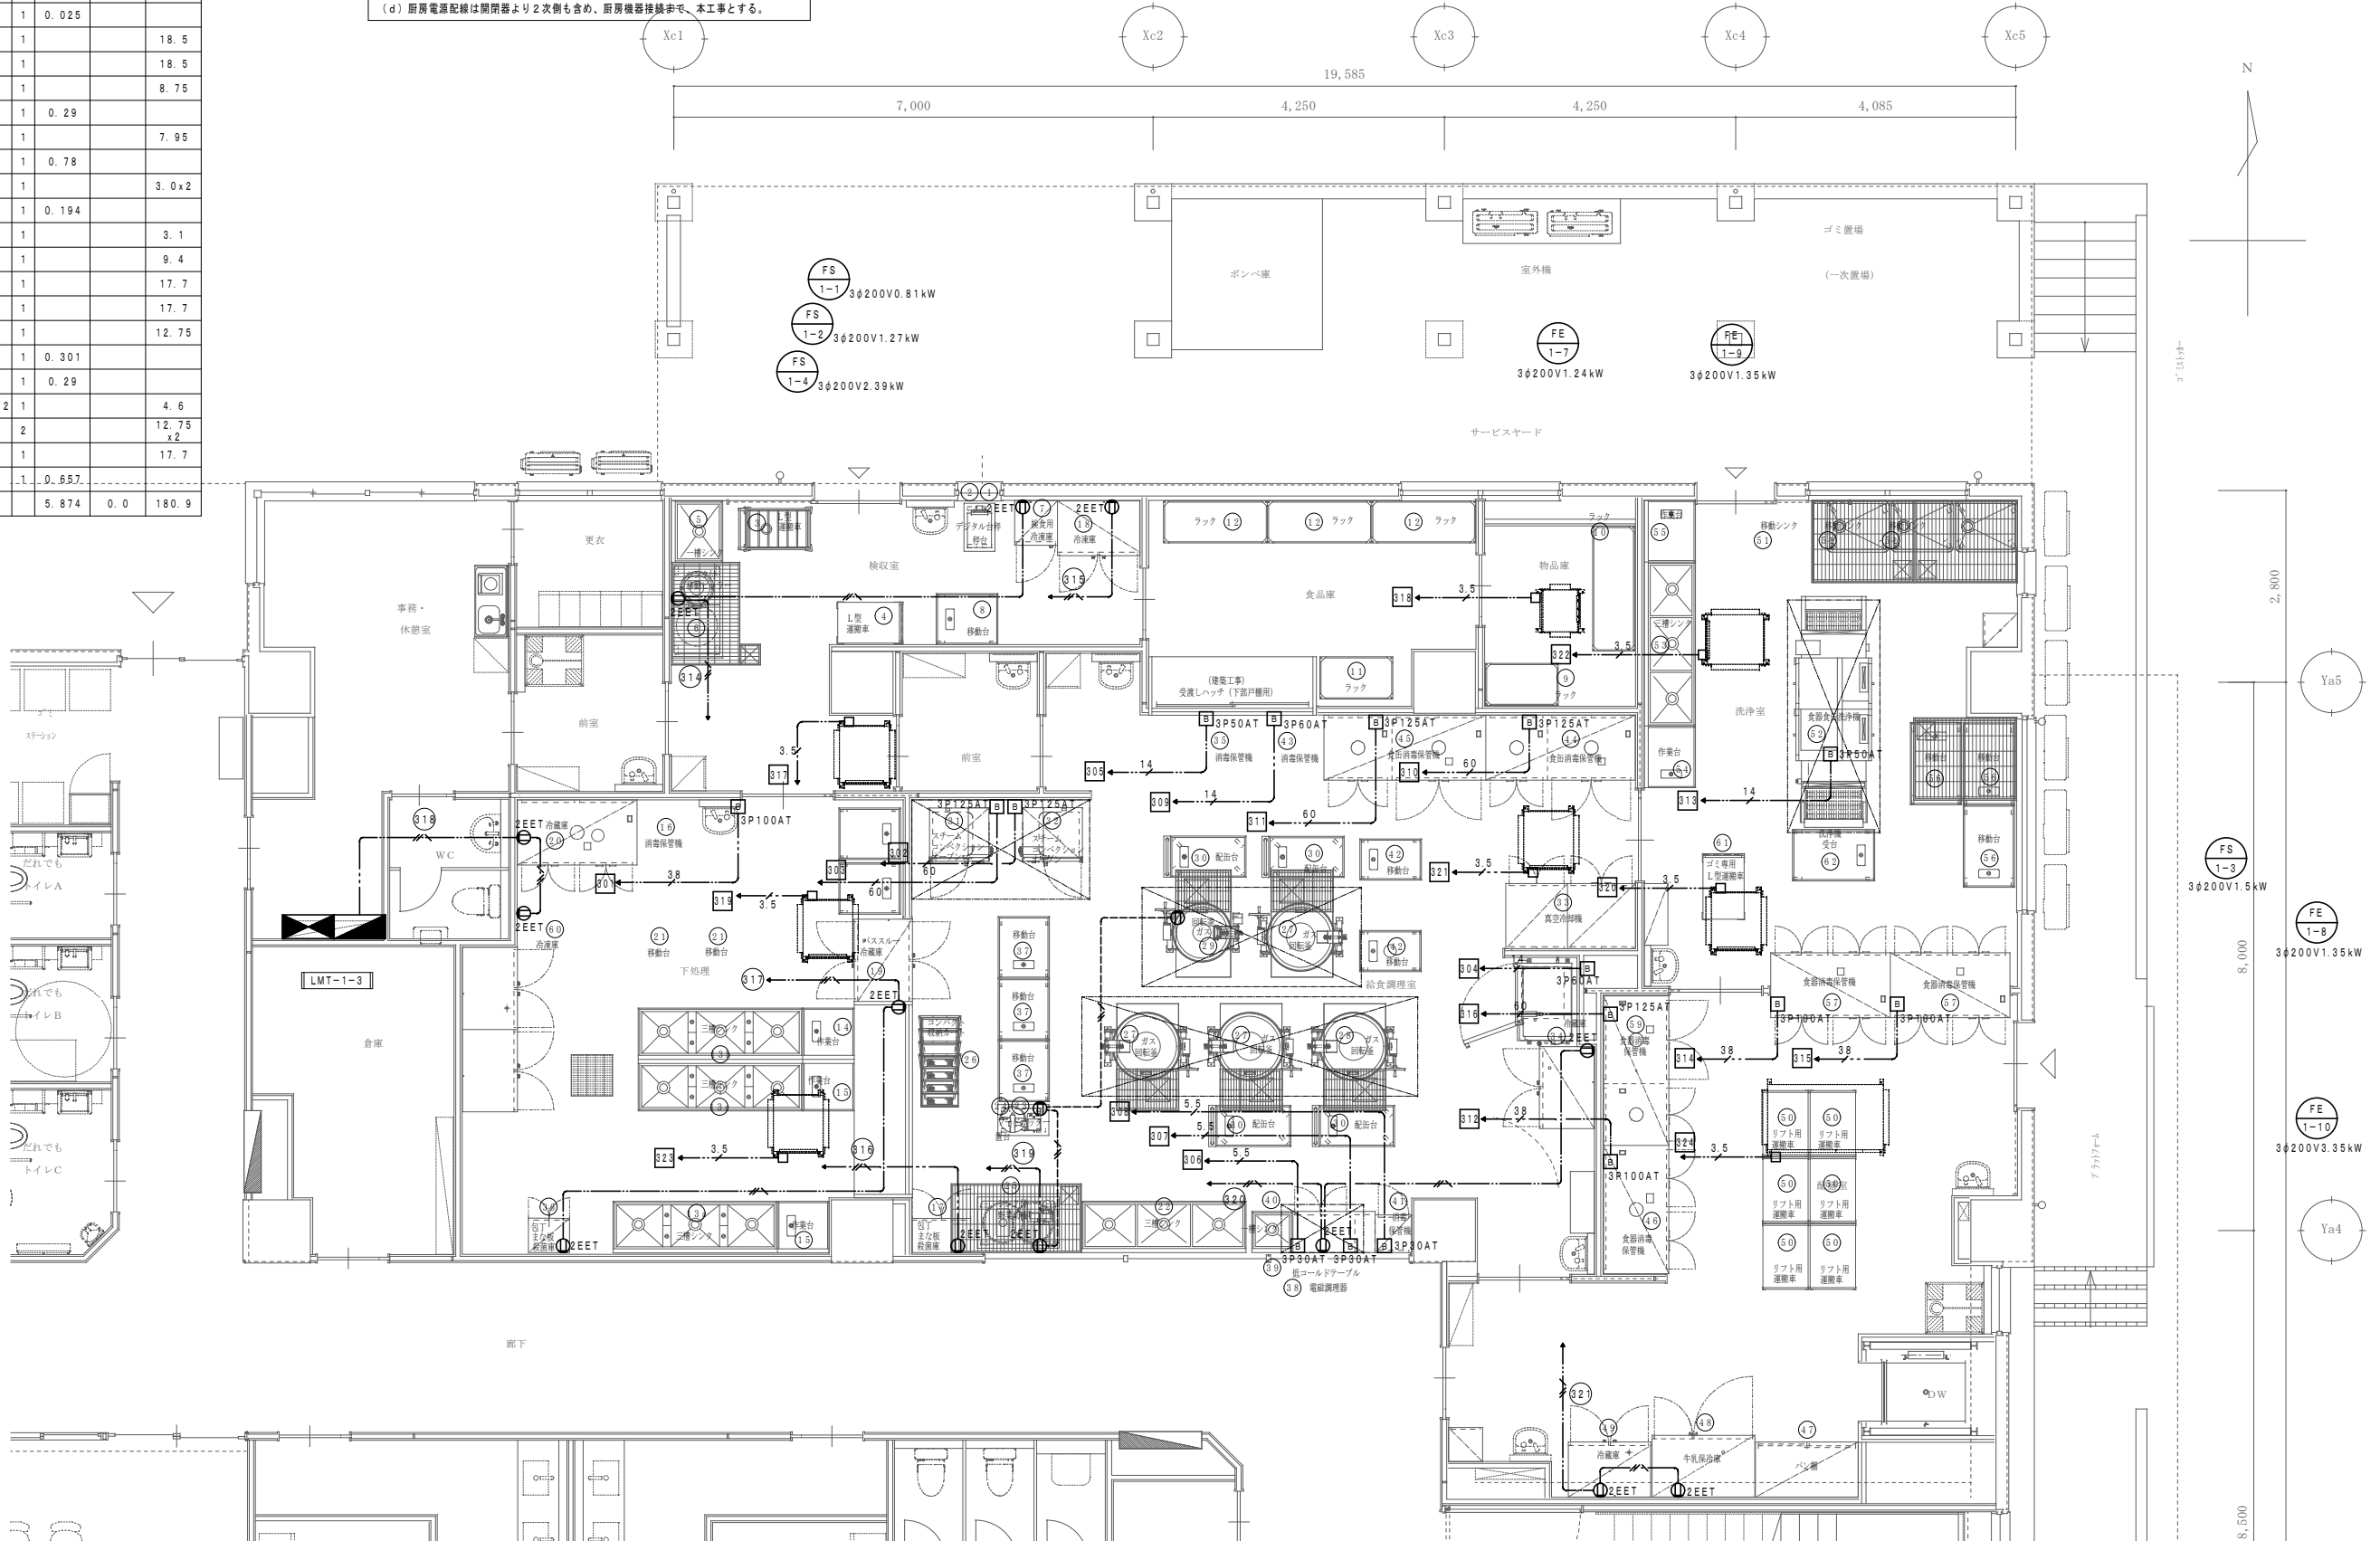

< 凡例 >


記号	名称	規格	記号	名称	規格
① 2E	壁埋込コンセント (新金属)	2P15A×2 接地極付	① 4E	OAタップコンセント	2P15A×4 接地極付 (抜止型)
① EET	壁埋込コンセント (新金属)	2P15A×1 接地極+接地端子付			3m電源コード付
① 2EET	壁埋込コンセント (新金属)	2P15A×2 接地極+接地端子付	□	ファクトライン	2P20A125V 接地付
① 2ELK	壁埋込コンセント (新金属)	2P15A×2 抜止型、接地極付	⊙	リレーコンセント	2P15A×2 抜止型、接地極付
① WP 2ET	防水コンセント	2P15A×2 接地極+接地端子付 (抜止型)	□	アウトレットボックス	
① 2ELK	床コンセント (アルミ)	2P15A×2 抜止型、接地極付	⊙	壁埋込コンセント (新金属)	2P30A200V 接地極付

1. 図中明記なき配管配線は下記の通りとする。


(a) コンセント設備		
EM-EET2.0-2C	天井内コログシ	
EM-EET2.0-3C (E)	"	
EM-EET1.6-3C	"	
EM-CE5.5"-3C (E)	"	
EM-EET2.0-3C (E) (E25)	露出配管	
EM-CE2"-3C+CEE1.25"-4C (E31)	"	
EM-EET2.0-3C (E) (PF22)	床埋込配管	
EM-EET2.0-3C (E)	OAフロア内配線	
(PF22)	隠ぺい配管	
(b) 天井内がし配線に於ける壁面の立り立下り及びケーブル被覆等に外傷の恐れのある箇所には電線保護管を使用する。 尚防火区画等の貫通箇所は 令第112条第20項及び令第129条の2の4第1項第7項の規定によるものとする。		


LM-1-1 ※ A 総合防災電源リスト


回路	負荷名称	ケーブル
①	自動火災報知受信機	EM-EET2.0-3C
②	非常放送アンプ	EM-EET2.0-3C
③	インターホン電源	EM-EET2.0-3C
④	監視カメラ	EM-EET2.0-3C
⑤	電気錠制御盤	EM-EET2.0-3C
⑥	HUB電源	EM-EET2.0-3C
⑦	電話主装置	EM-EET2.0-3C
⑧	TVブースター	EM-EET2.0-3C
⑨	電気時計観機	EM-EET2.0-3C
⑩	トイレ呼出表示器	EM-EET2.0-3C
⑪	K-1 (警報盤) デマンド監視装置	EM-EET2.0-3C
⑫	集中管理コントローラー	EM-EET2.0-3C



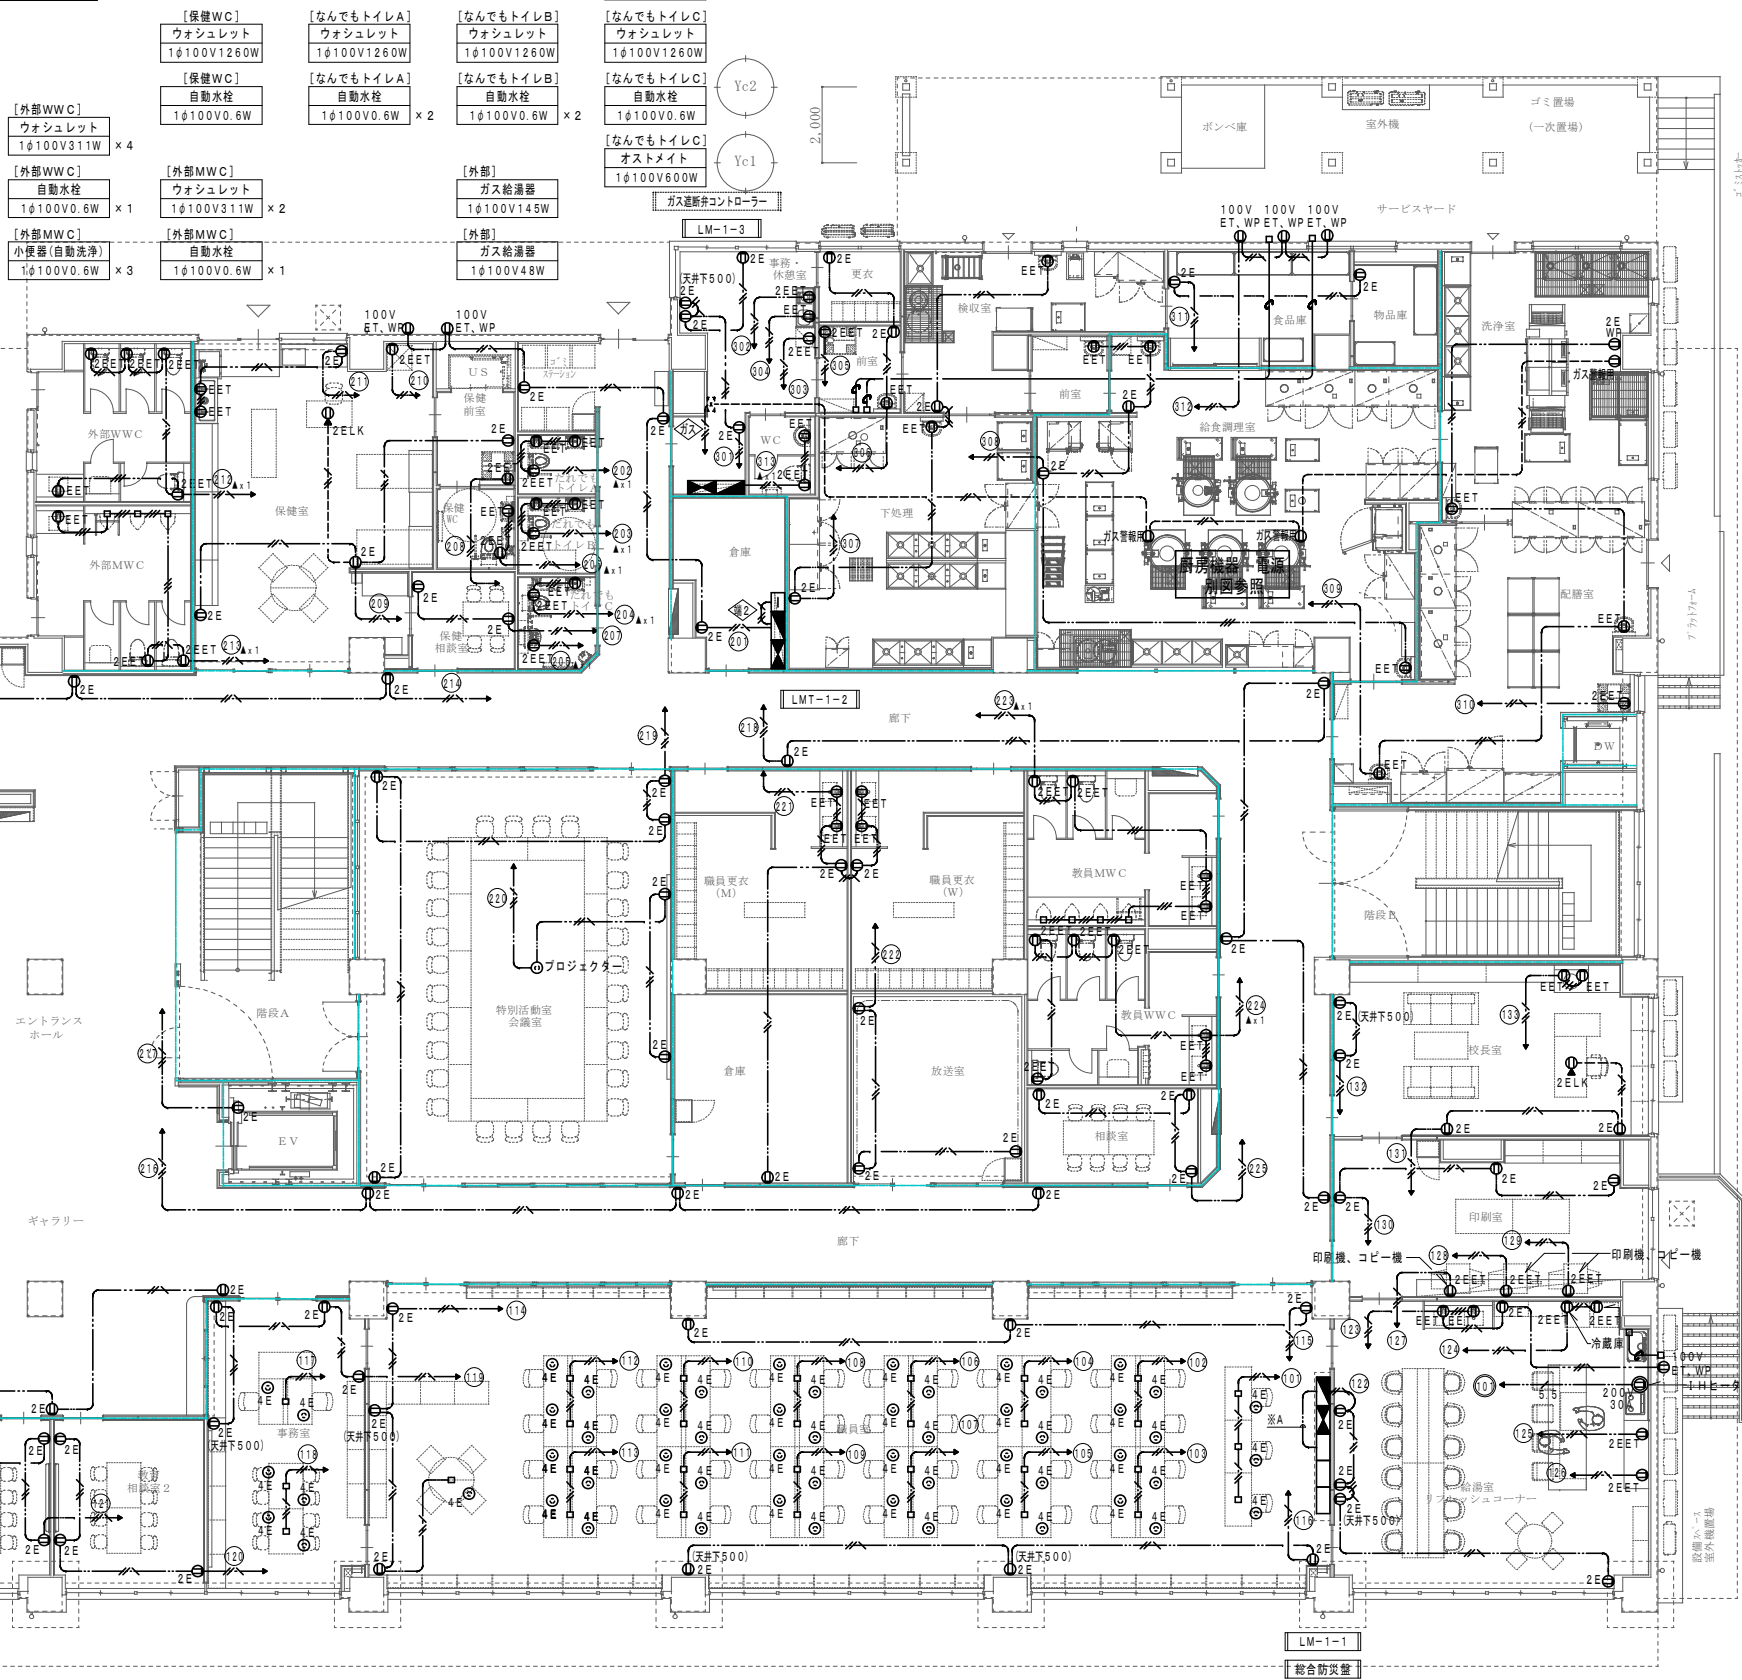


※防火区画の区画貫通処理は下記の工法を使用する。
【防火措置工法】
国土交通大臣認定番号
・PS060 WL-0866-1
・PS060 WL-0436
・PS060 WL-0293
・PS060 FL-0682


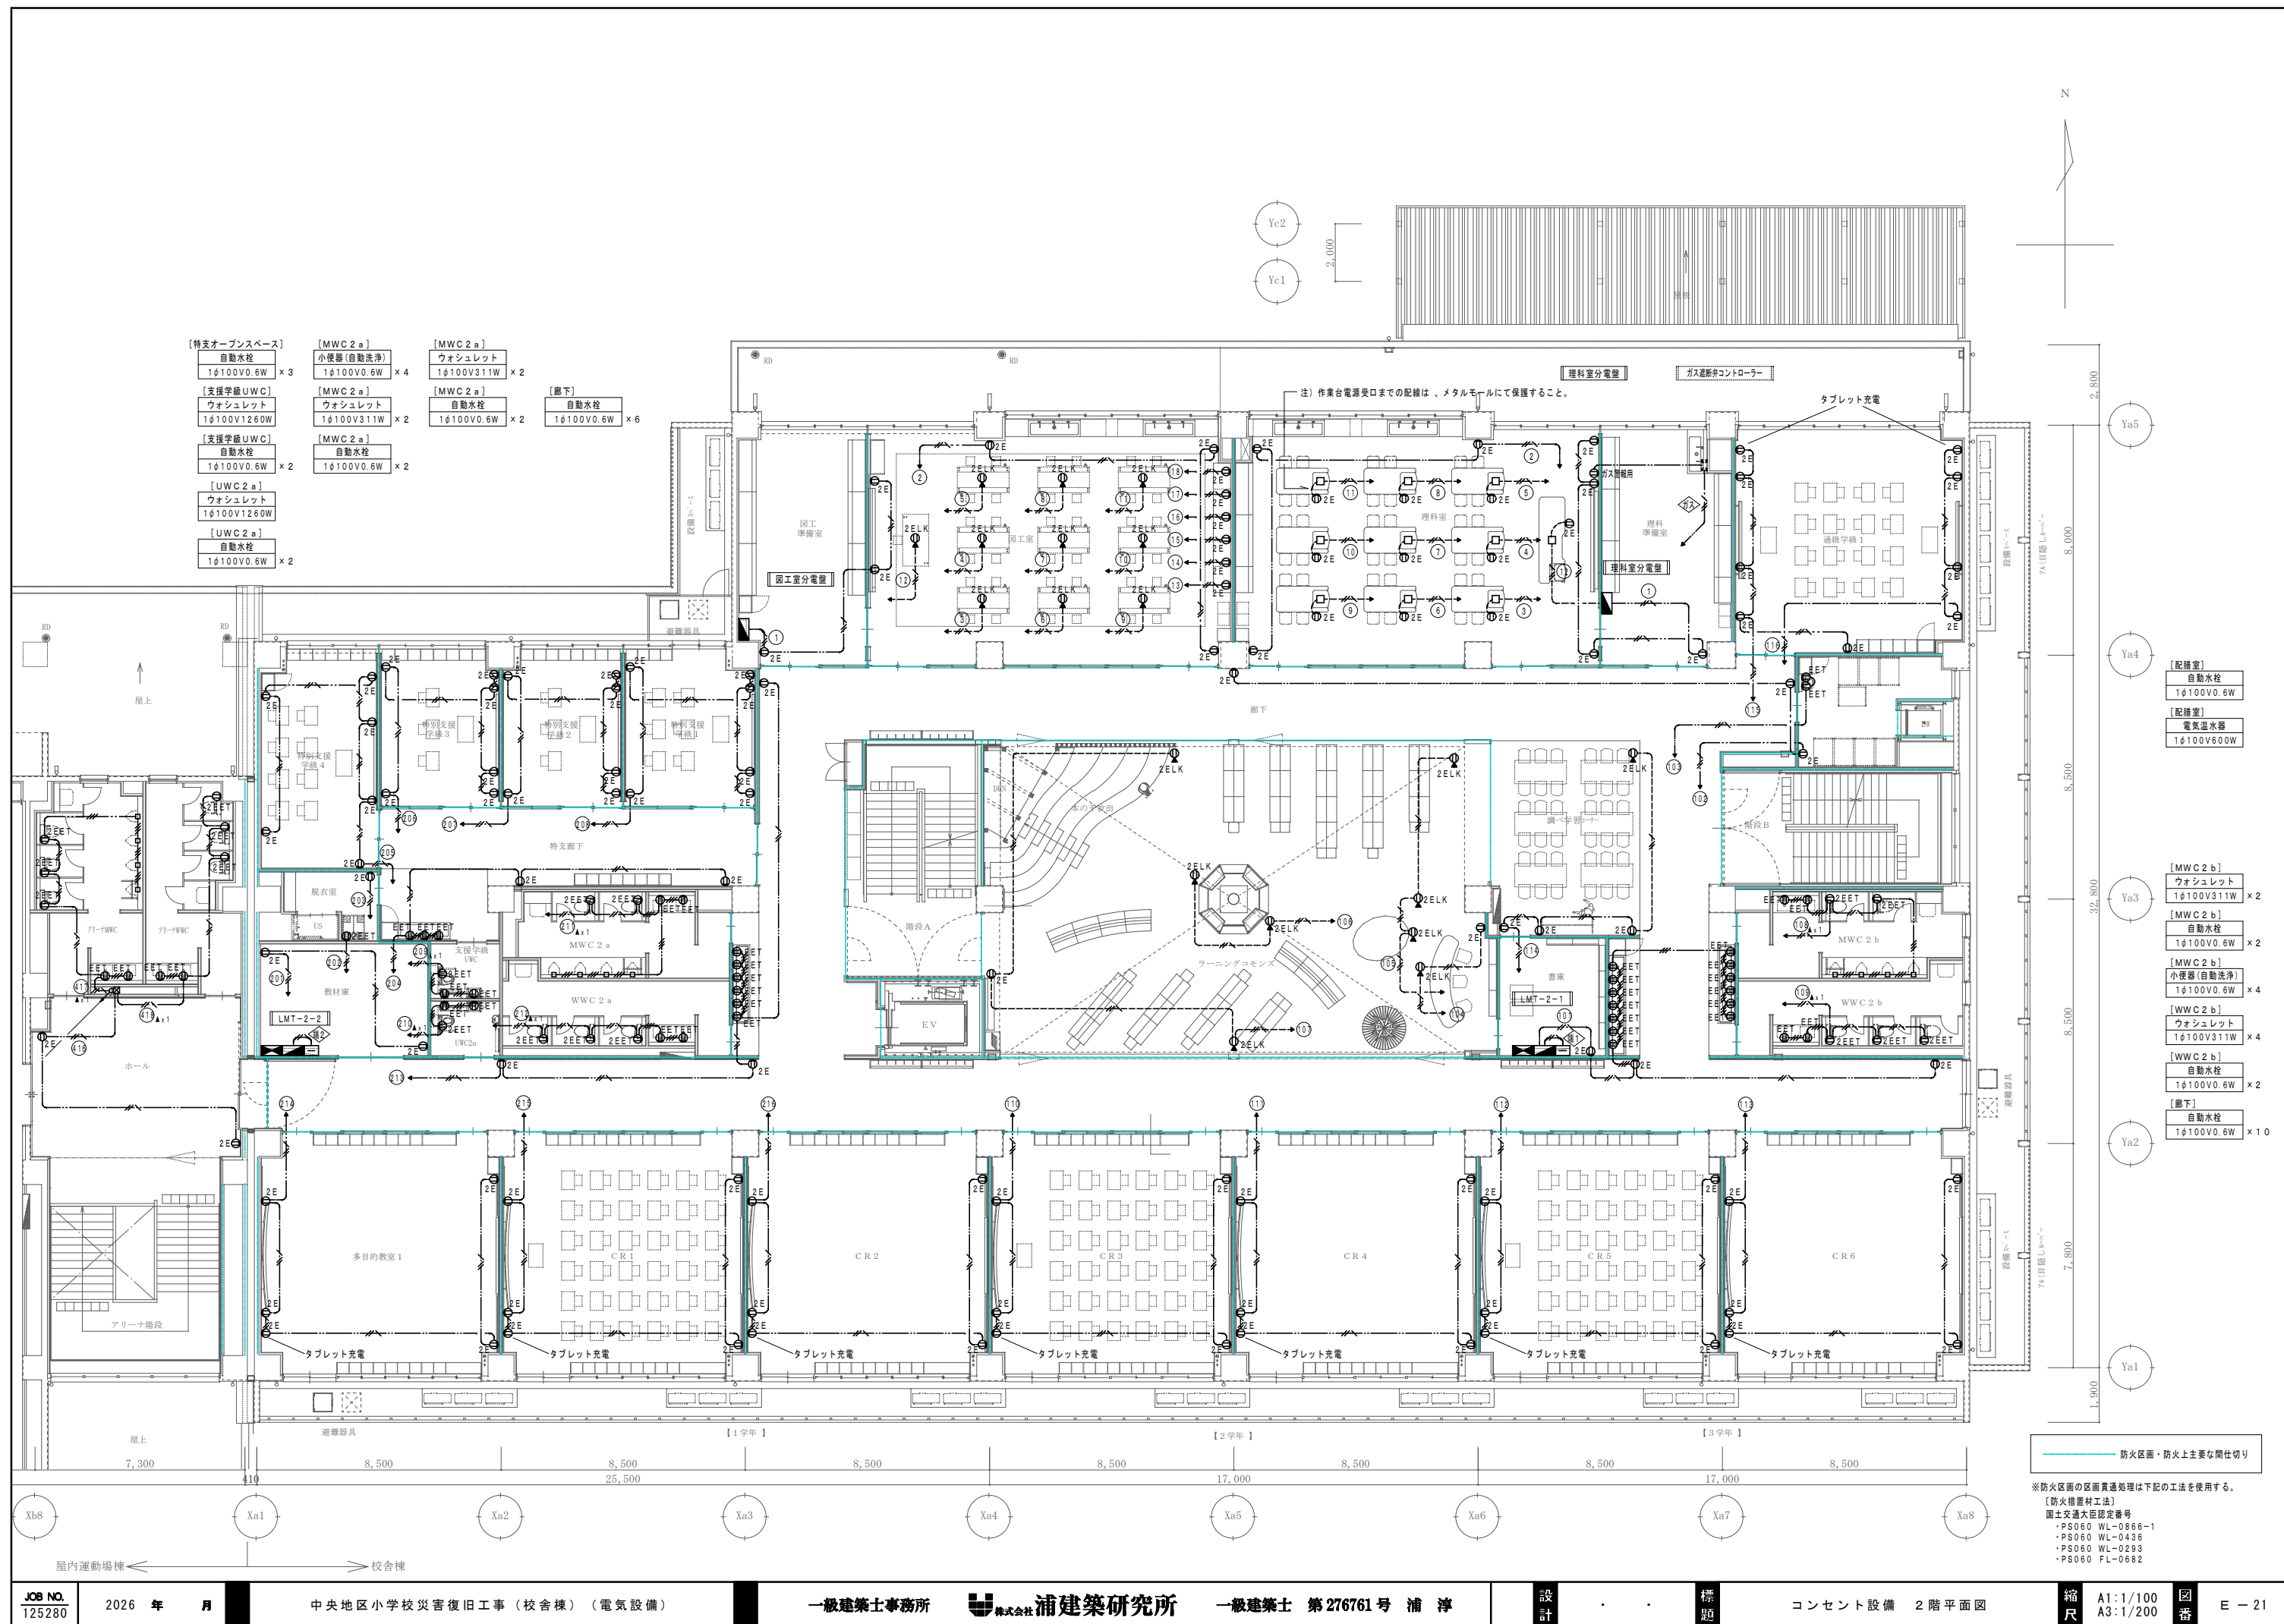


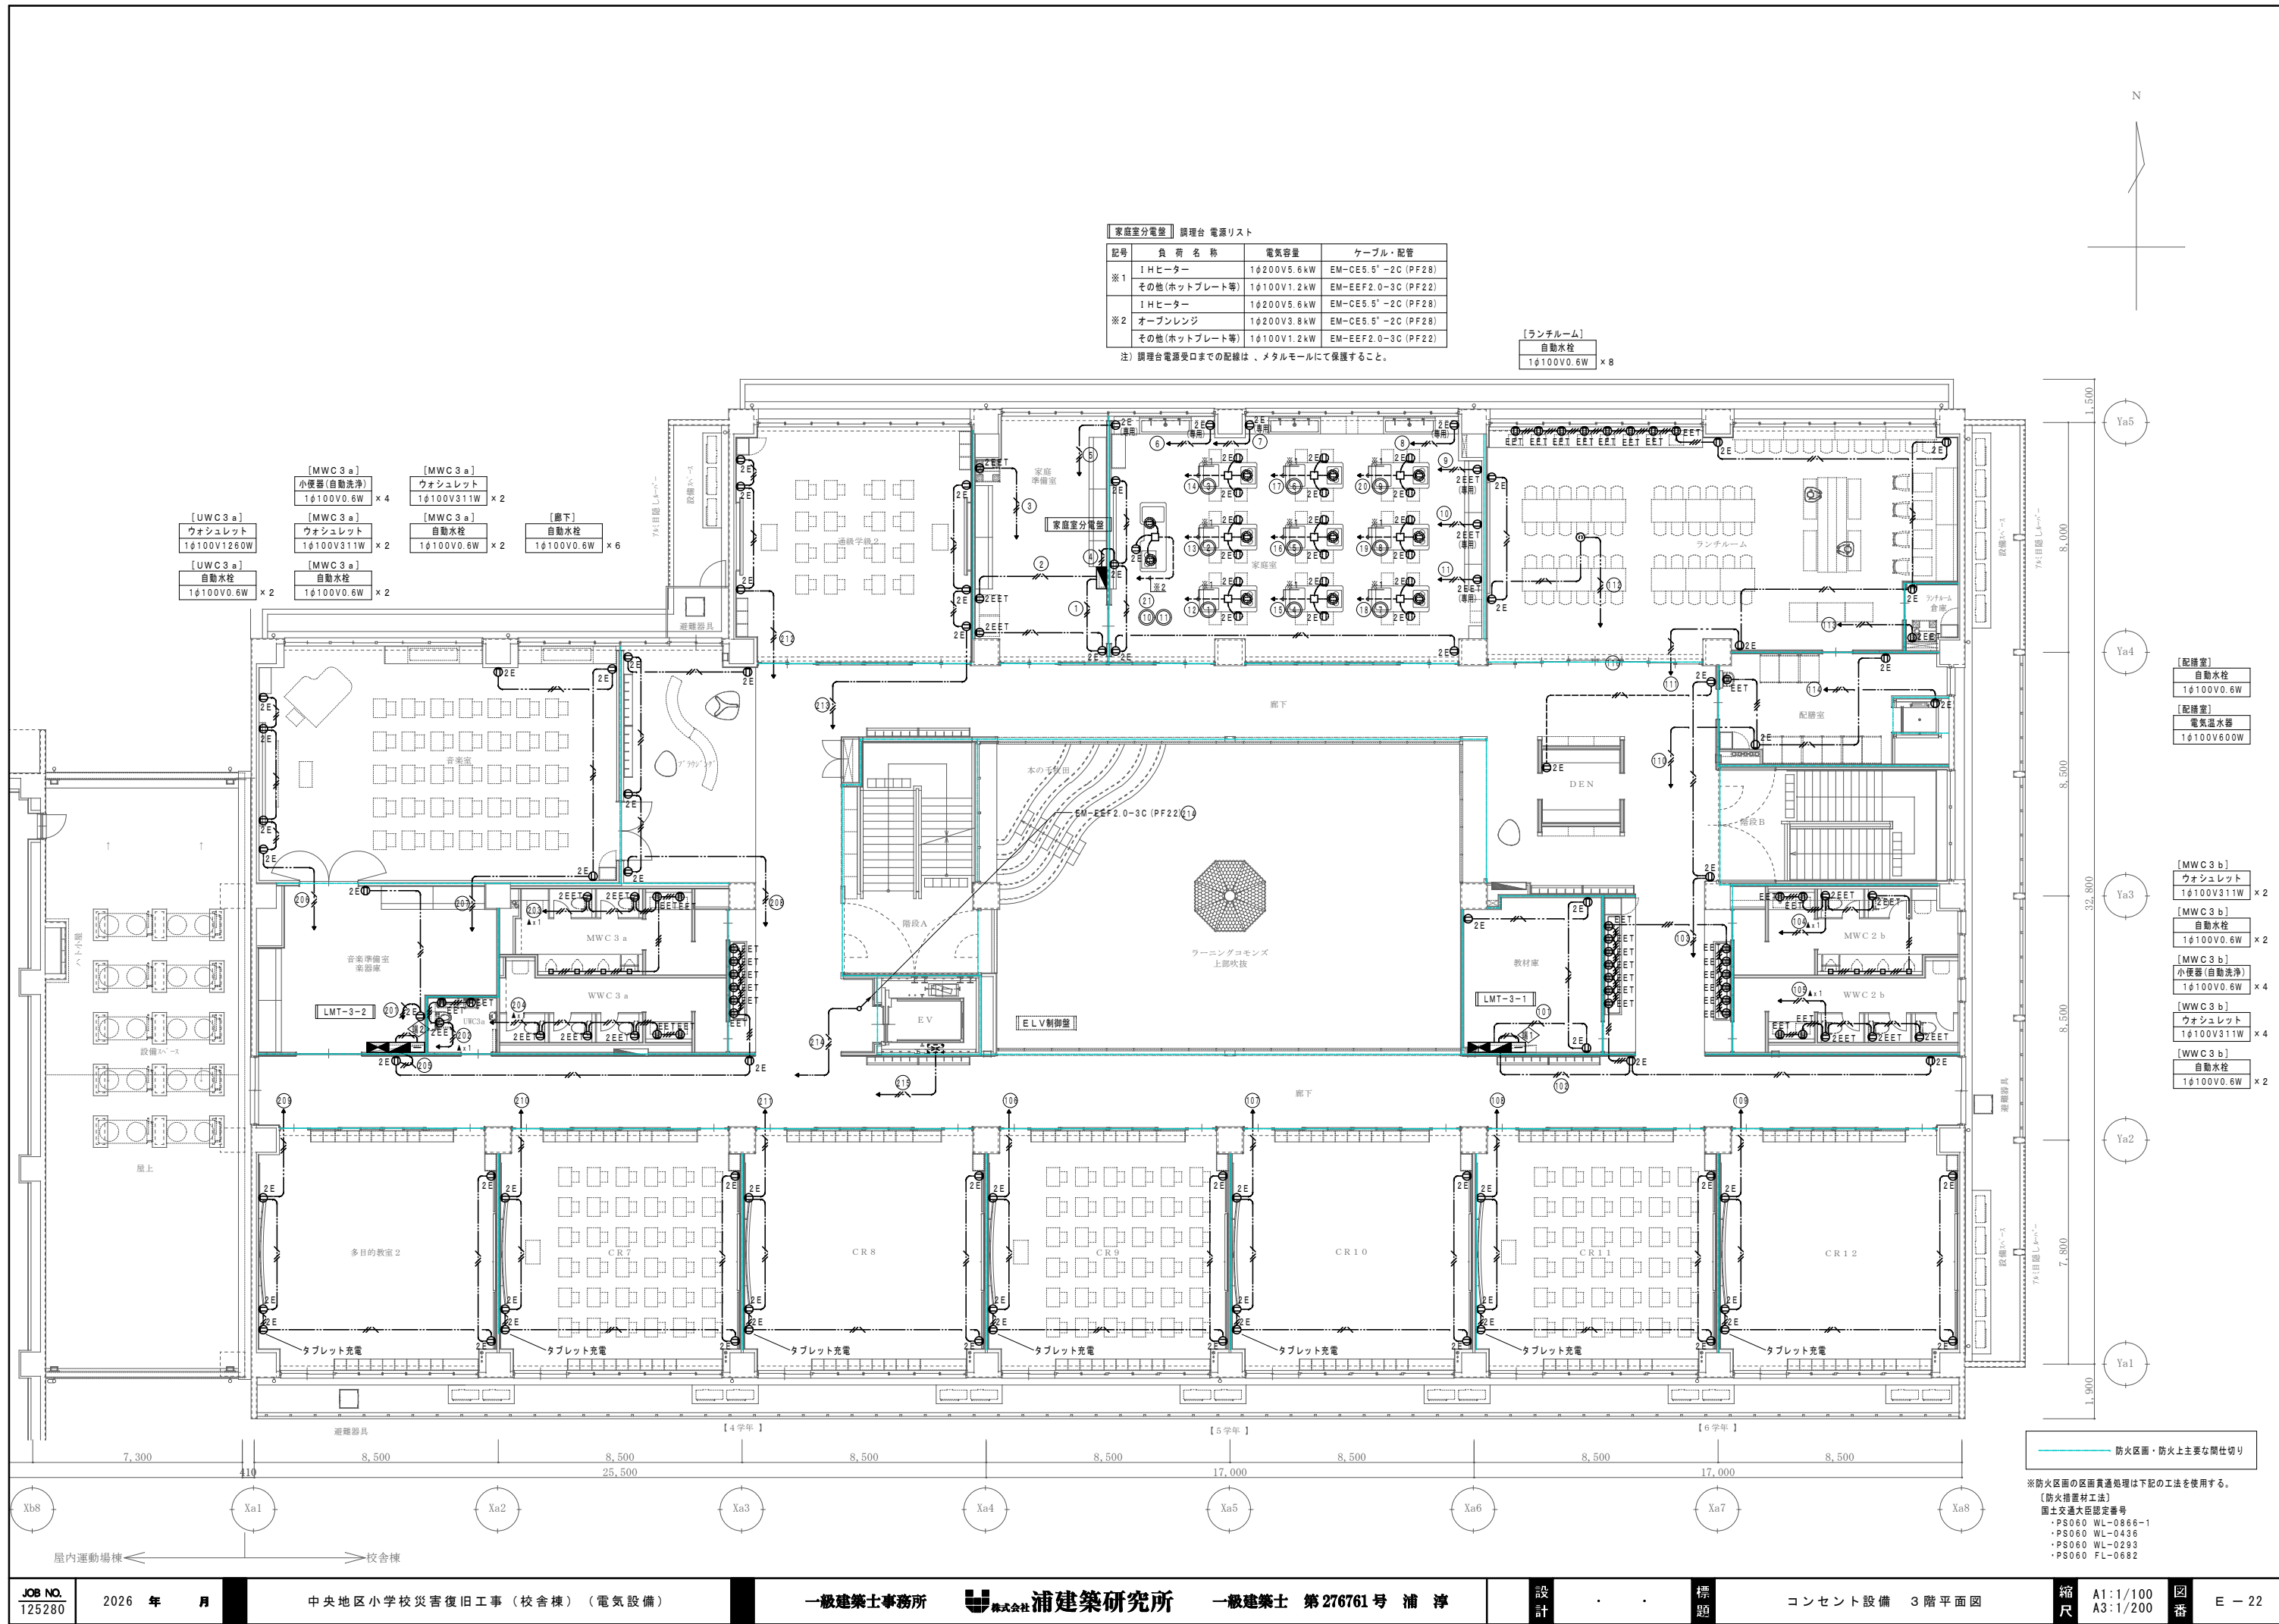


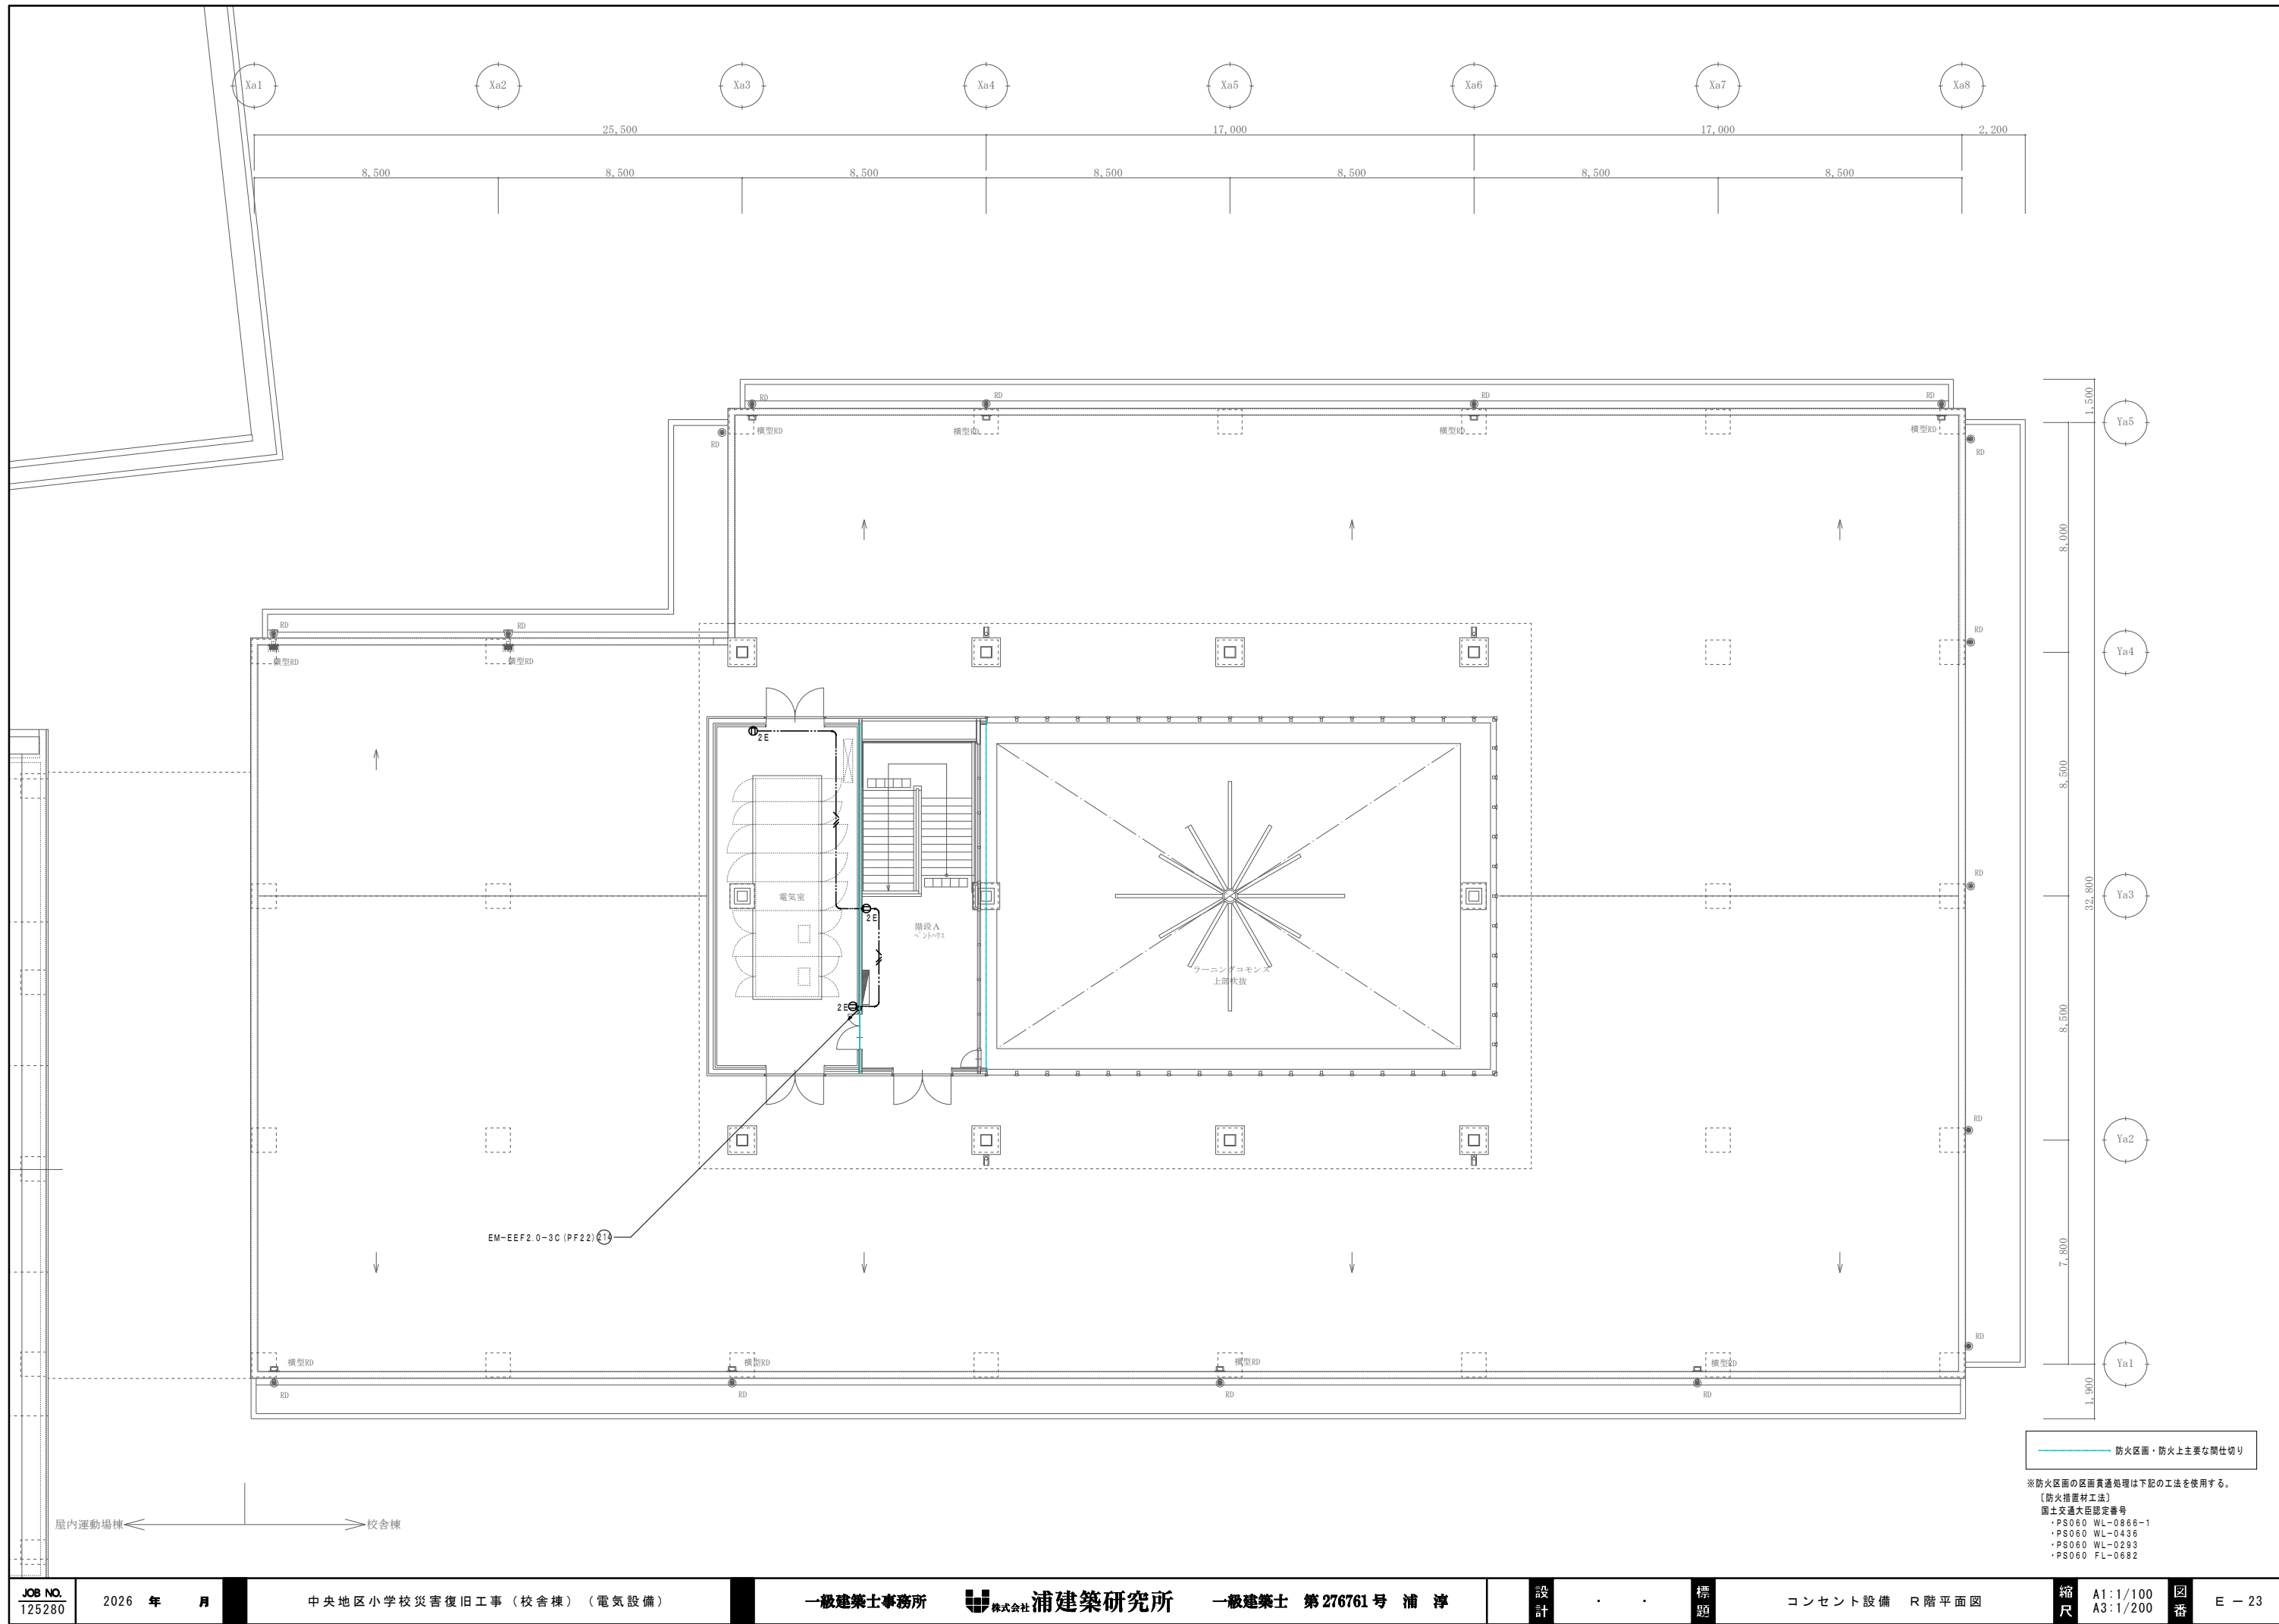


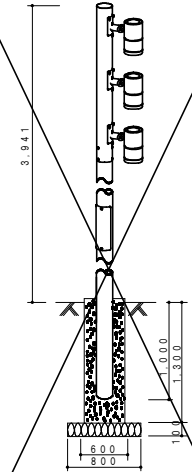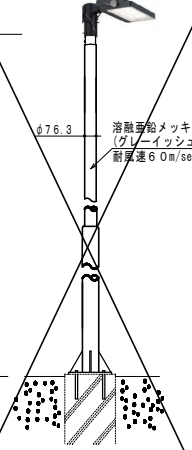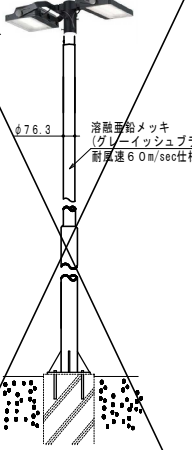外 a	LED街路灯 CDM-T70W相当	外 b	LED街路灯 水銀灯200形相当	外 c	LED街路灯 水銀灯200形2灯相当
	防雨・防湿形 重耐塩仕様	防雨・防湿形 重耐塩仕様	防雨・防湿形 重耐塩仕様		
	器具光束9180lm、消費電力114W、電圧100～242V 白色4000K、Ra83	光束5500lm、消費電力42.7W、電圧100～242V 白色、4000K、Ra80、広角	光束11000lm、消費電力85.4W、電圧100～242V 白色、4000K、Ra80、広角		
					
	灯具：アルミダイカスト・ステンカラー色塗装 カバー：強化ガラス 透明 支柱：アルミ鋳物・ステンカラー色塗装 ポール：鋼管(溶融亜鉛メッキ)・ステンカラー色塗装 灯具可動範囲：首振り角度127°、回転角度350° 保護等級：灯具本体部：IP65 耐風速60m/s	寿命：60,000時間(光束維持率90%) 本体：アルミダイカスト(グレイッシュブラック) パネル：強化ガラス(透明) アーム：鋼管(耐塩型) 耐風速60m/s 落下防止ワイヤー付、耐雷サージ：15KV 東芝LEDS-06909WW-LS9(1灯)+ JAT-1071-J(K)+PD-45-525BW-Z	寿命：60,000時間(光束維持率90%) 本体：アルミダイカスト(グレイッシュブラック) パネル：強化ガラス(透明) アーム：鋼管(耐塩型) 耐風速60m/s 落下防止ワイヤー付、耐雷サージ：15KV 東芝LEDS-06909WW-LS9(2灯)+ JAT-2071-J(K)+PD-45-525BW-Z		

  ※1. 図中の器具型等は参考とする。また、器具光束・消費電力は参考値とする。
※2. 色温度は、発注前に監督員に確認すること。
※3. 図中連絡シンボルは連結用器具を用いること。
※4. 消費電力はJIS C 8105-3の試験方法による。


a 1	K1-LRS11-1	リモコン自己点検機能付	a 2	K1-LRS11-2	リモコン自己点検機能付	a 3	K1-LRS11-3	リモコン自己点検機能付
	非常灯評定番号：LALE-004		非常灯評定番号：LALE-004		非常灯評定番号：LALE-006			
	0.9W		1.0W		1.3W			
	φ100低天井・小空間用(～3m)、30分間タイプ LED内蔵、非常時・非常灯用LED点灯/常時消灯 電圧：100～242V、蓄電池：ニッケル水素電池 レンズ：ガラス カバー：鋼板：クールホワイトつや消し仕上 点検スイッチ付、自己点検スイッチ付、充電モニタ(緑)付		φ100低天井用(～3m)、30分間タイプ LED内蔵、非常時・非常灯用LED点灯/常時消灯 電圧：100～242V、蓄電池：ニッケル水素電池 レンズ：ガラス カバー：鋼板：クールホワイトつや消し仕上 点検スイッチ付、自己点検スイッチ付、充電モニタ(緑)付		φ100中天井用(～6m)、30分間タイプ LED内蔵、非常時・非常灯用LED点灯/常時消灯 電圧：100～242V、蓄電池：ニッケル水素電池 レンズ：ガラス カバー：鋼板：クールホワイトつや消し仕上 点検スイッチ付、自己点検スイッチ付、充電モニタ(緑)付			
b 1	LED非常灯専用型特殊環境用防湿防雨型		b 2	LED非常灯専用型特殊環境用クリーンフーズ用 防噴流型		c 1	K1-LSS11-1	リモコン自己点検機能付
	非常灯評定番号：LALE-007		非常灯評定番号：LALE-007		非常灯評定番号：LALE-004			
								
	電圧：100～242V φ150低天井用(～3m) LED内蔵、非常時・非常灯用LED点灯/常時消灯 枠：アルミ(ホワイトつや消し仕上) レンズ：ガラス、パネル：ガラス(透明) 点検スイッチ付、自己点検スイッチ付 充電モニタ(緑)付 パナソニック NNF B91715C		HACCP向け 電圧：100～242V φ175低天井用(～3m)、30分間タイプ LED内蔵、非常時・非常灯用LED点灯/常時消灯 レンズ：ガラス、パネル：飛散防止膜付ガラス(透明) 枠：ステンレス(ホワイトつや消し仕上) 自己点検スイッチ付、充電モニタ(緑)付 パナソニック NNF B91915C		直付低天井・小空間用(～3m)、30分間タイプ LED内蔵、非常時・非常灯用LED点灯/常時消灯 電圧：100～242V、蓄電池：ニッケル水素電池 レンズ：ガラス、カバー：鋼板(クールホワイトつや消し仕上) 点検スイッチ付、自己点検スイッチ付 充電モニタ(緑)付			
誘 a	LED避難口誘導灯 B級B L形		誘 b	避難口誘導灯 B級B L形 ガード付		誘 c	LED通路誘導灯 B級B L形 片矢印 ガード付	
	B・T内蔵		B・T内蔵		B・T内蔵			
	型式認定番号：1AM111-3209		型式認定番号：1AM111-3209		型式認定番号：1AM111-3209 ※矢印表示向きは図中の表記による			
								
	壁・天井直付型 一般型(20分間) リモコン自己点検機能付 SH1-FBF20-BL		壁直付型 一般型(20分間) リモコン自己点検機能付 ガード(φ6、白色塗装)付 SH1-FBF20-BL		壁直付型 一般型(20分間) リモコン自己点検機能付 ガード(φ6、白色塗装)付 ST1-FBF22-BL			
誘 d	誘導標識板 避難口 高輝度蓄光型		誘 e	誘導標識板 通路誘導 両矢印 高輝度蓄光型		誘 f	誘導標識板 通路誘導 片矢印 高輝度蓄光型	
								
	避難器具標識板		誘 c 2	LED通路誘導灯 B級B L形 両面 片矢印				
			B・T内蔵					
			型式認定番号：1AM221-3620 ※矢印表示向きは図中の表記による					
	避難器具		天井直付型 一般型(20分間) リモコン自己点検機能付 ST1-FSF23-BL					

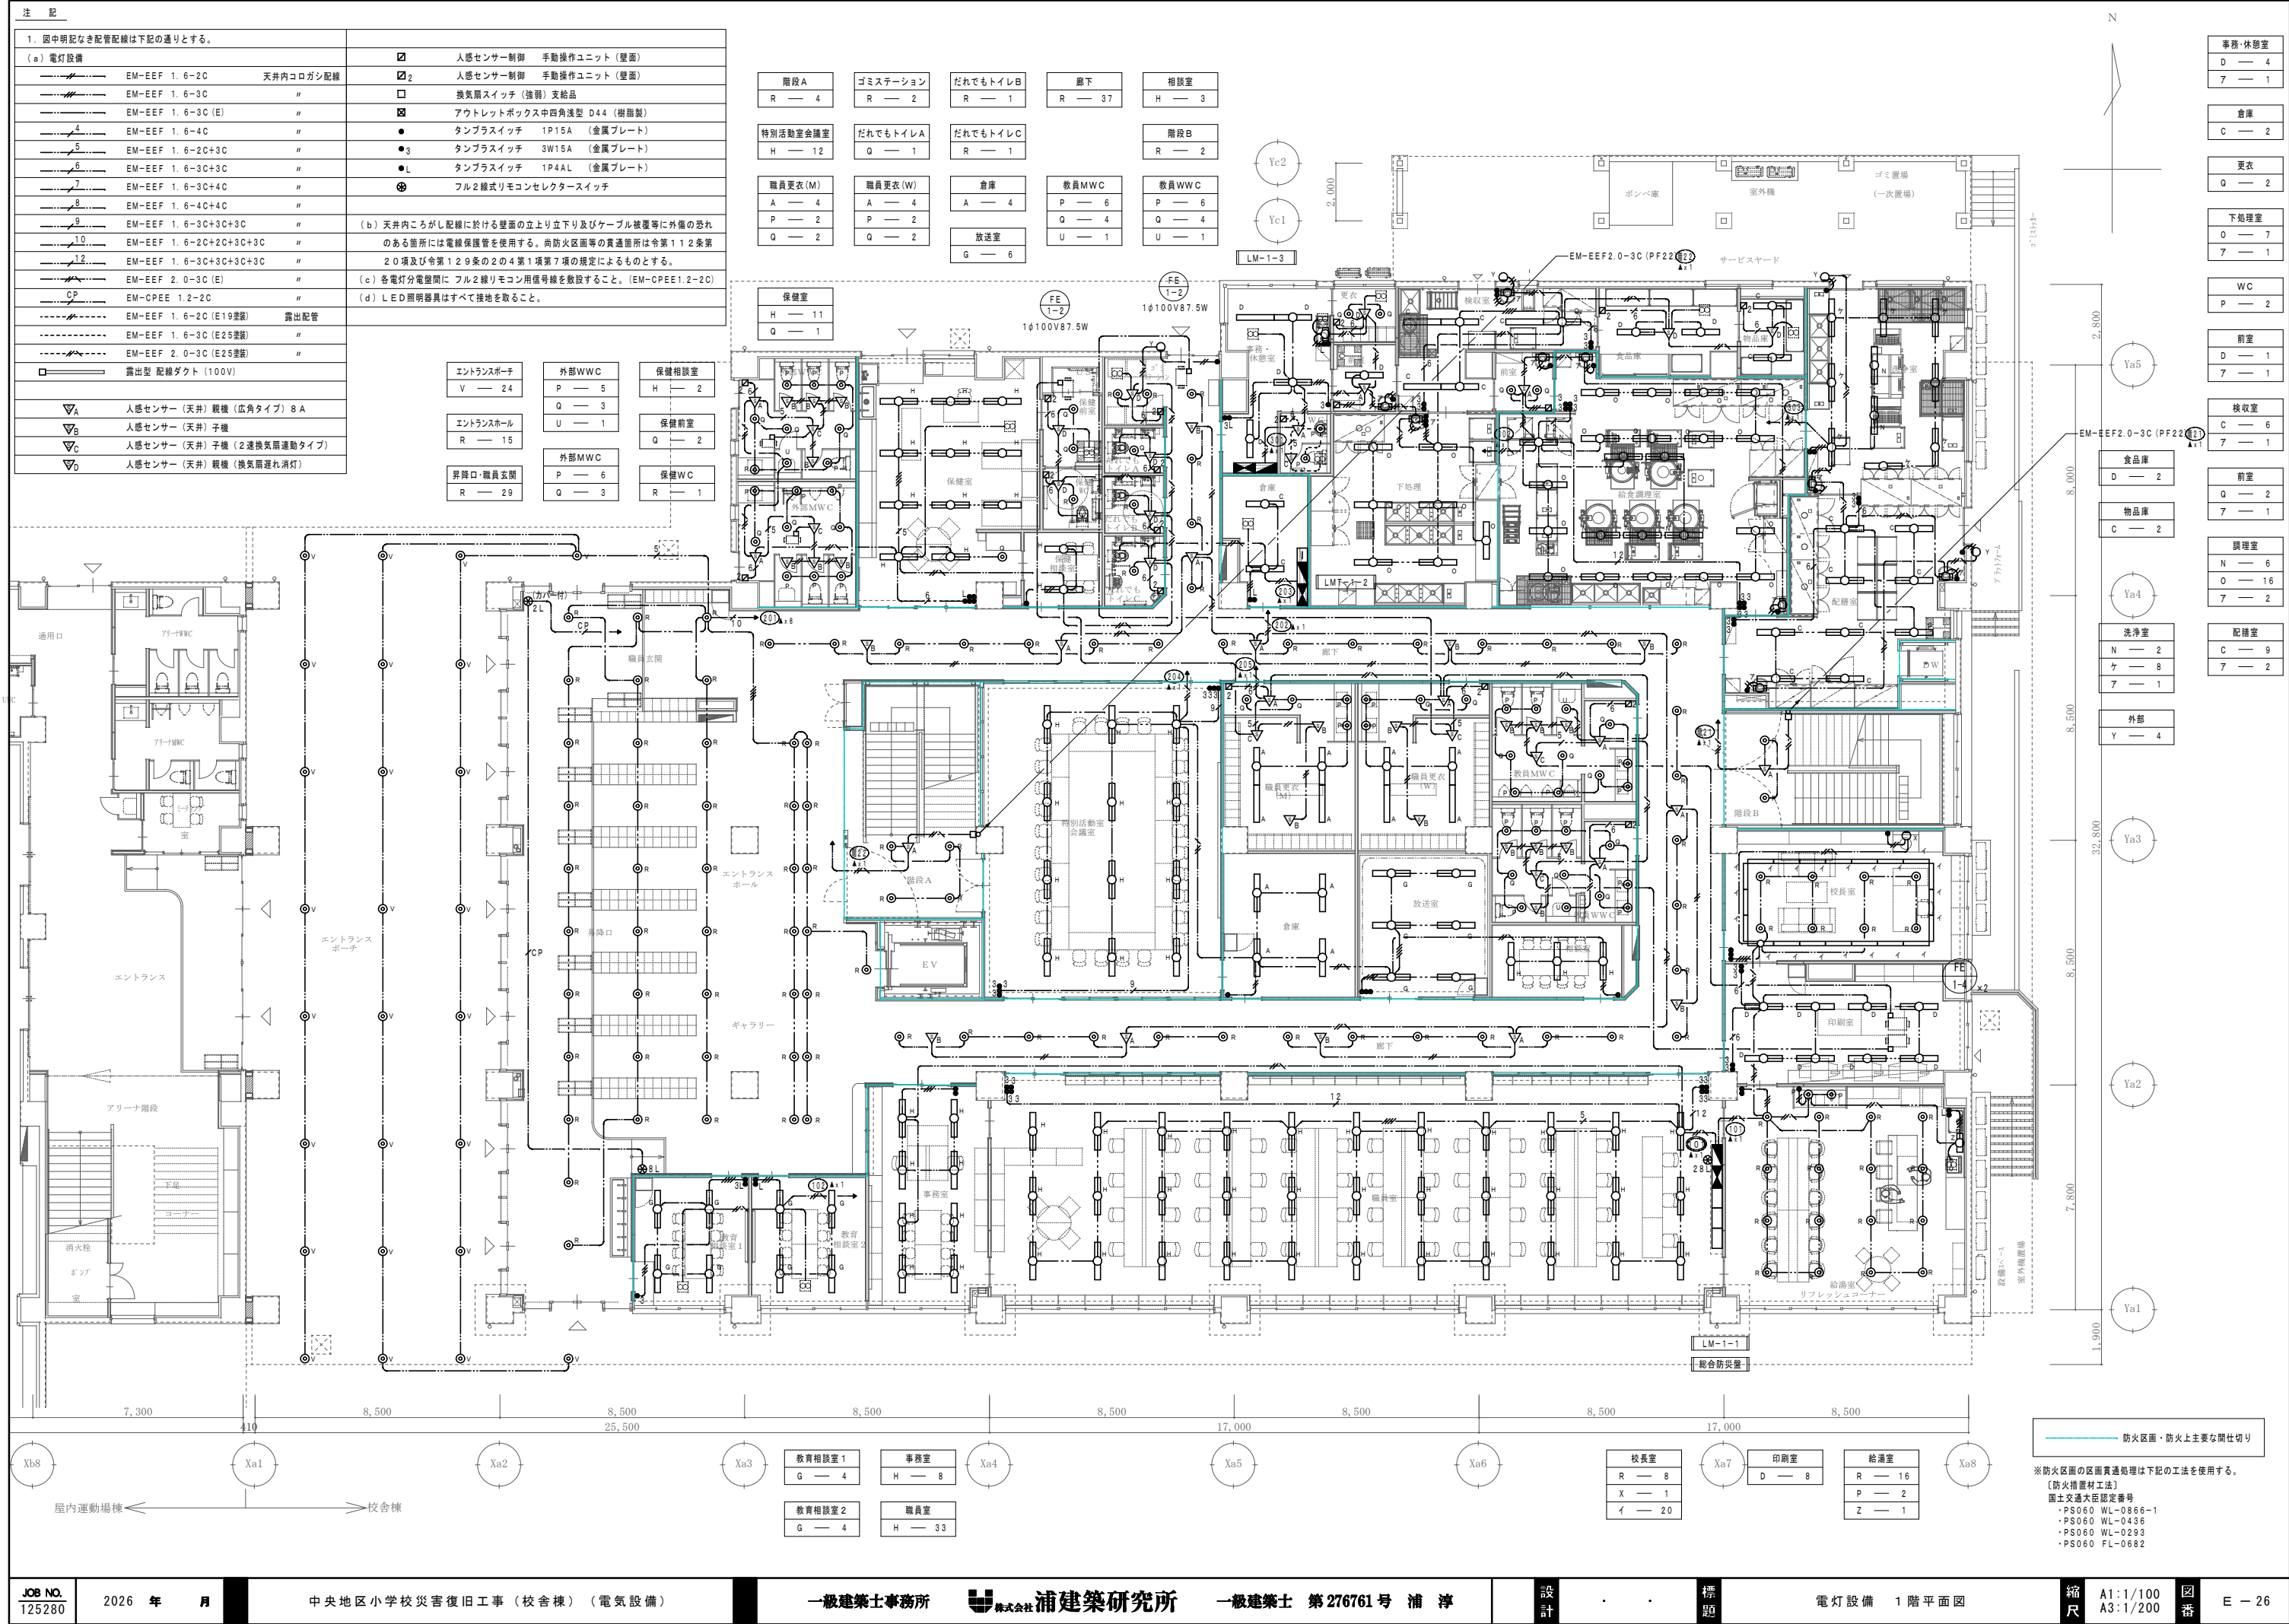


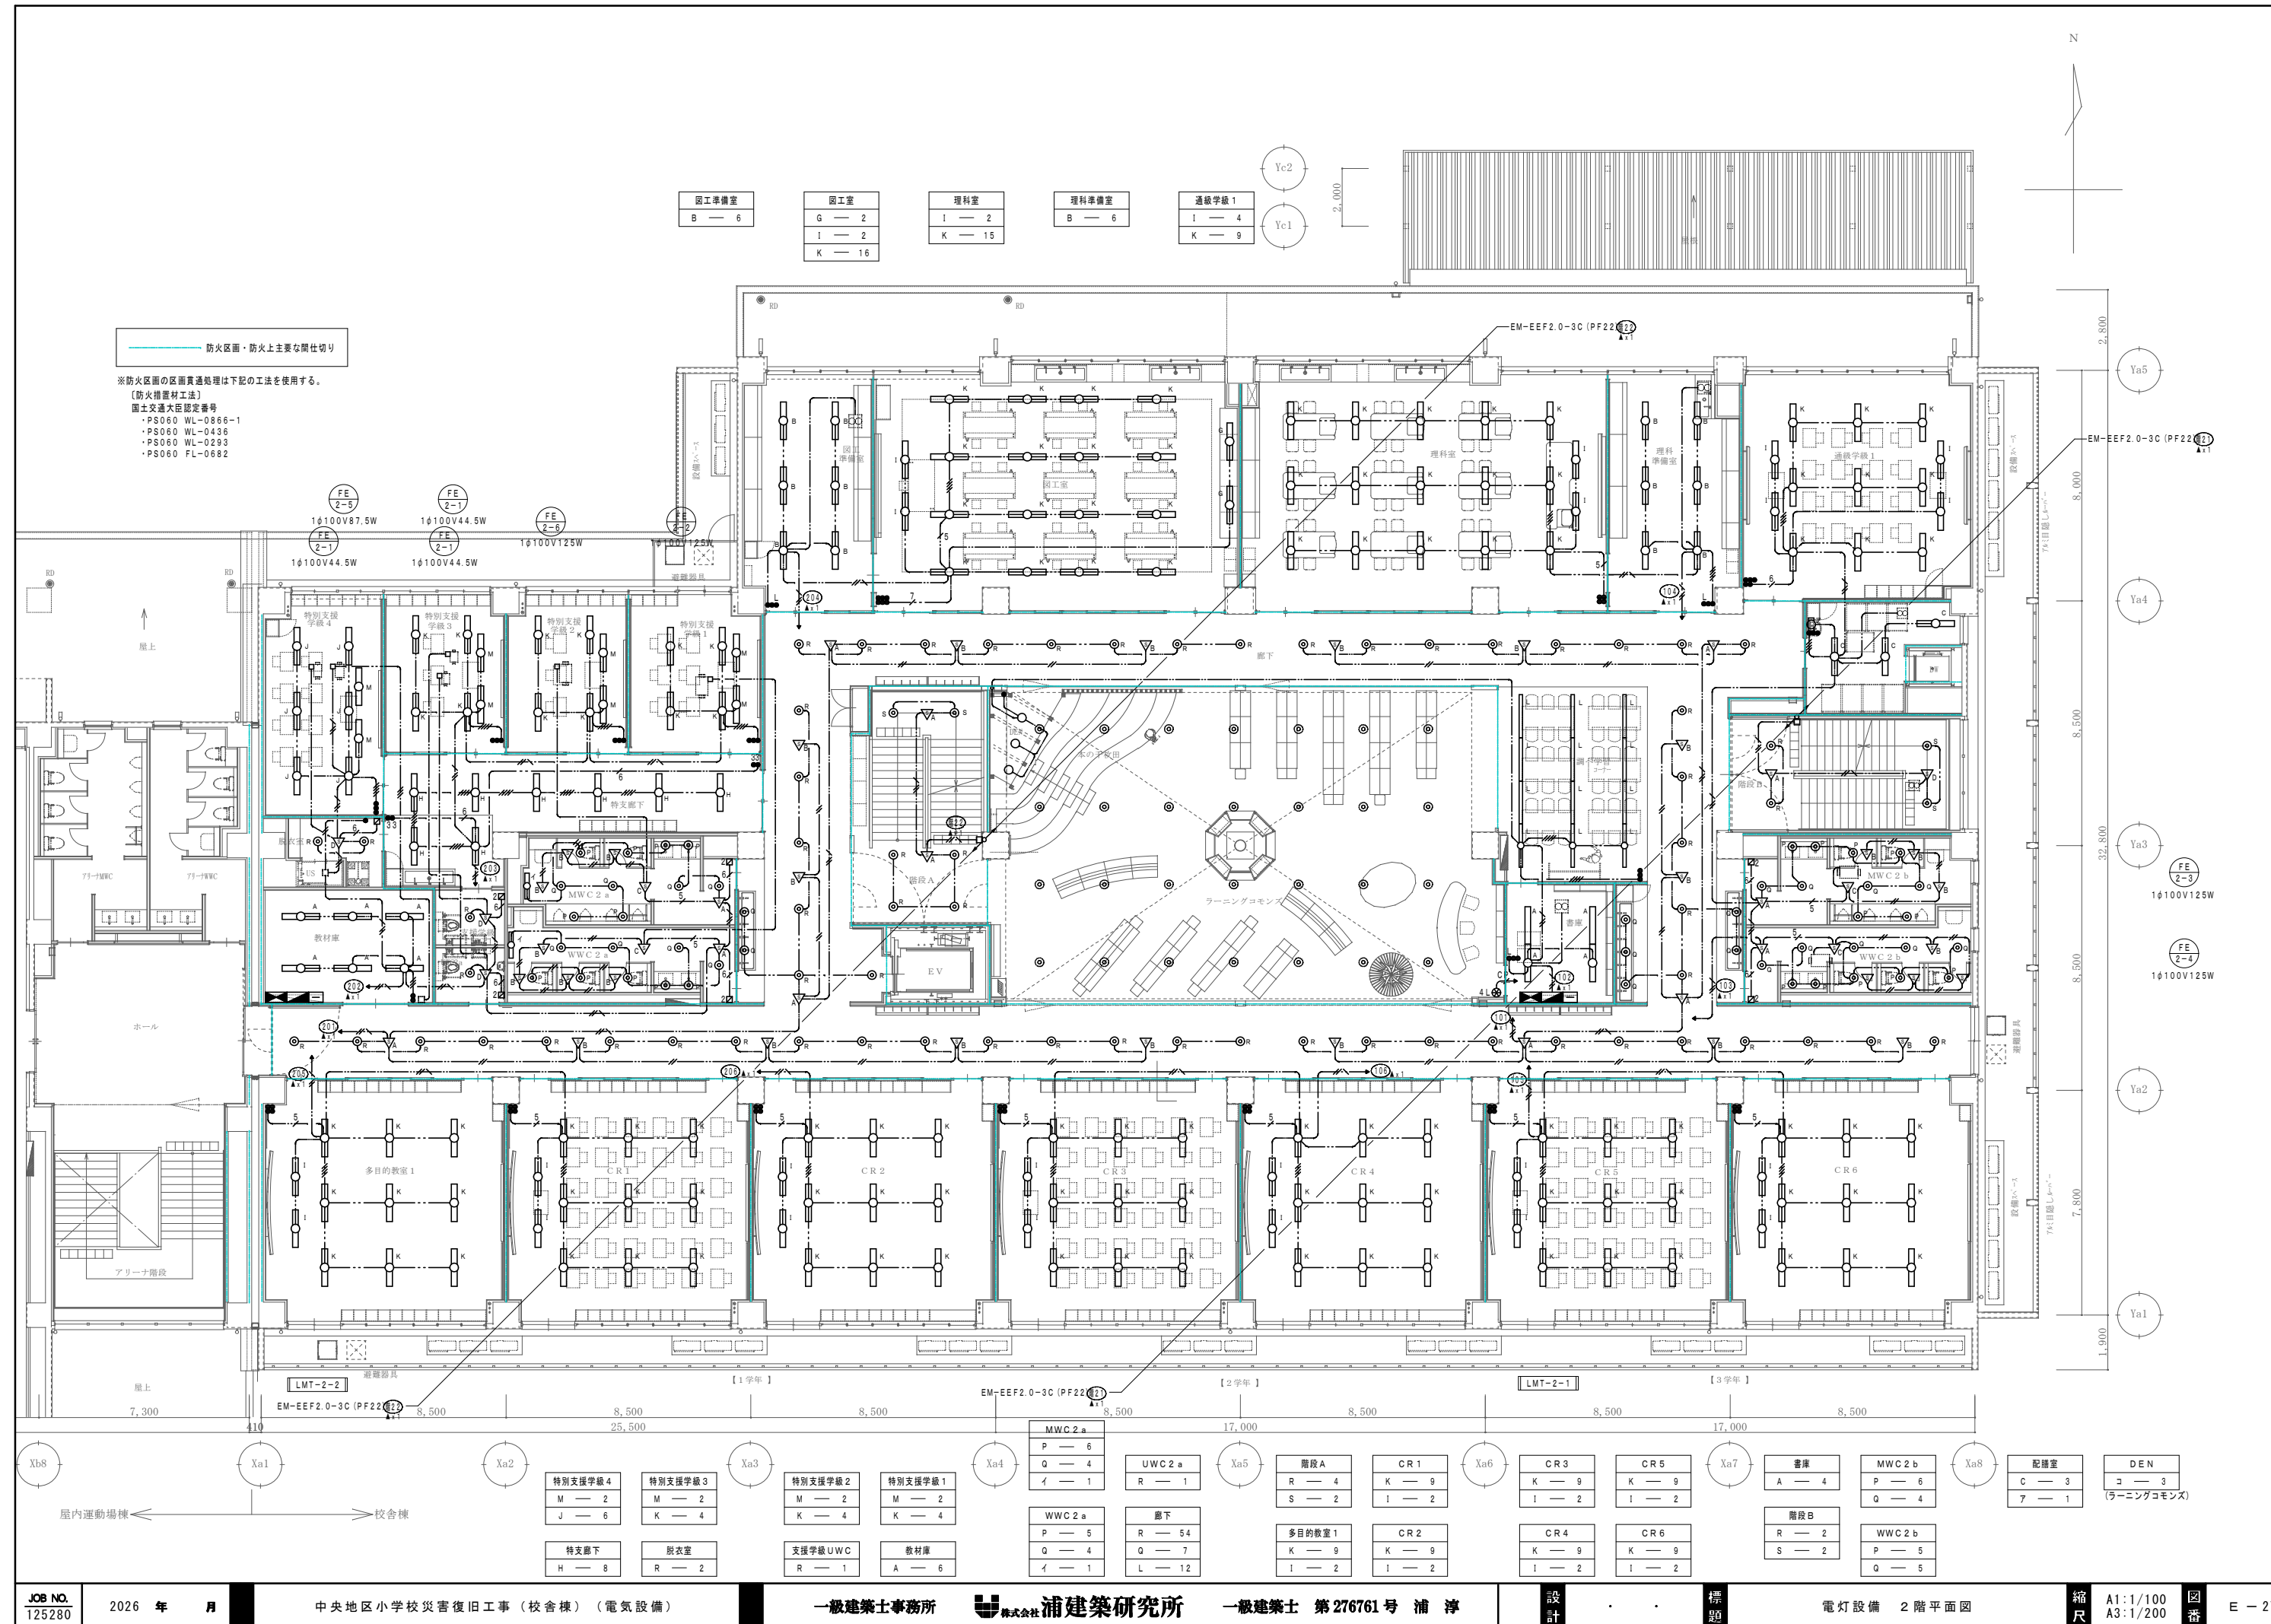

防火区画・防火上主要な間仕切り

※防火区画の区画貫通処理は下記の工法を使用する。
【防火措置材工法】
国土交通大臣認定番号
・PS060 WL-0866-1
・PS060 WL-0436
・PS060 WL-0293
・PS060 FL-0682

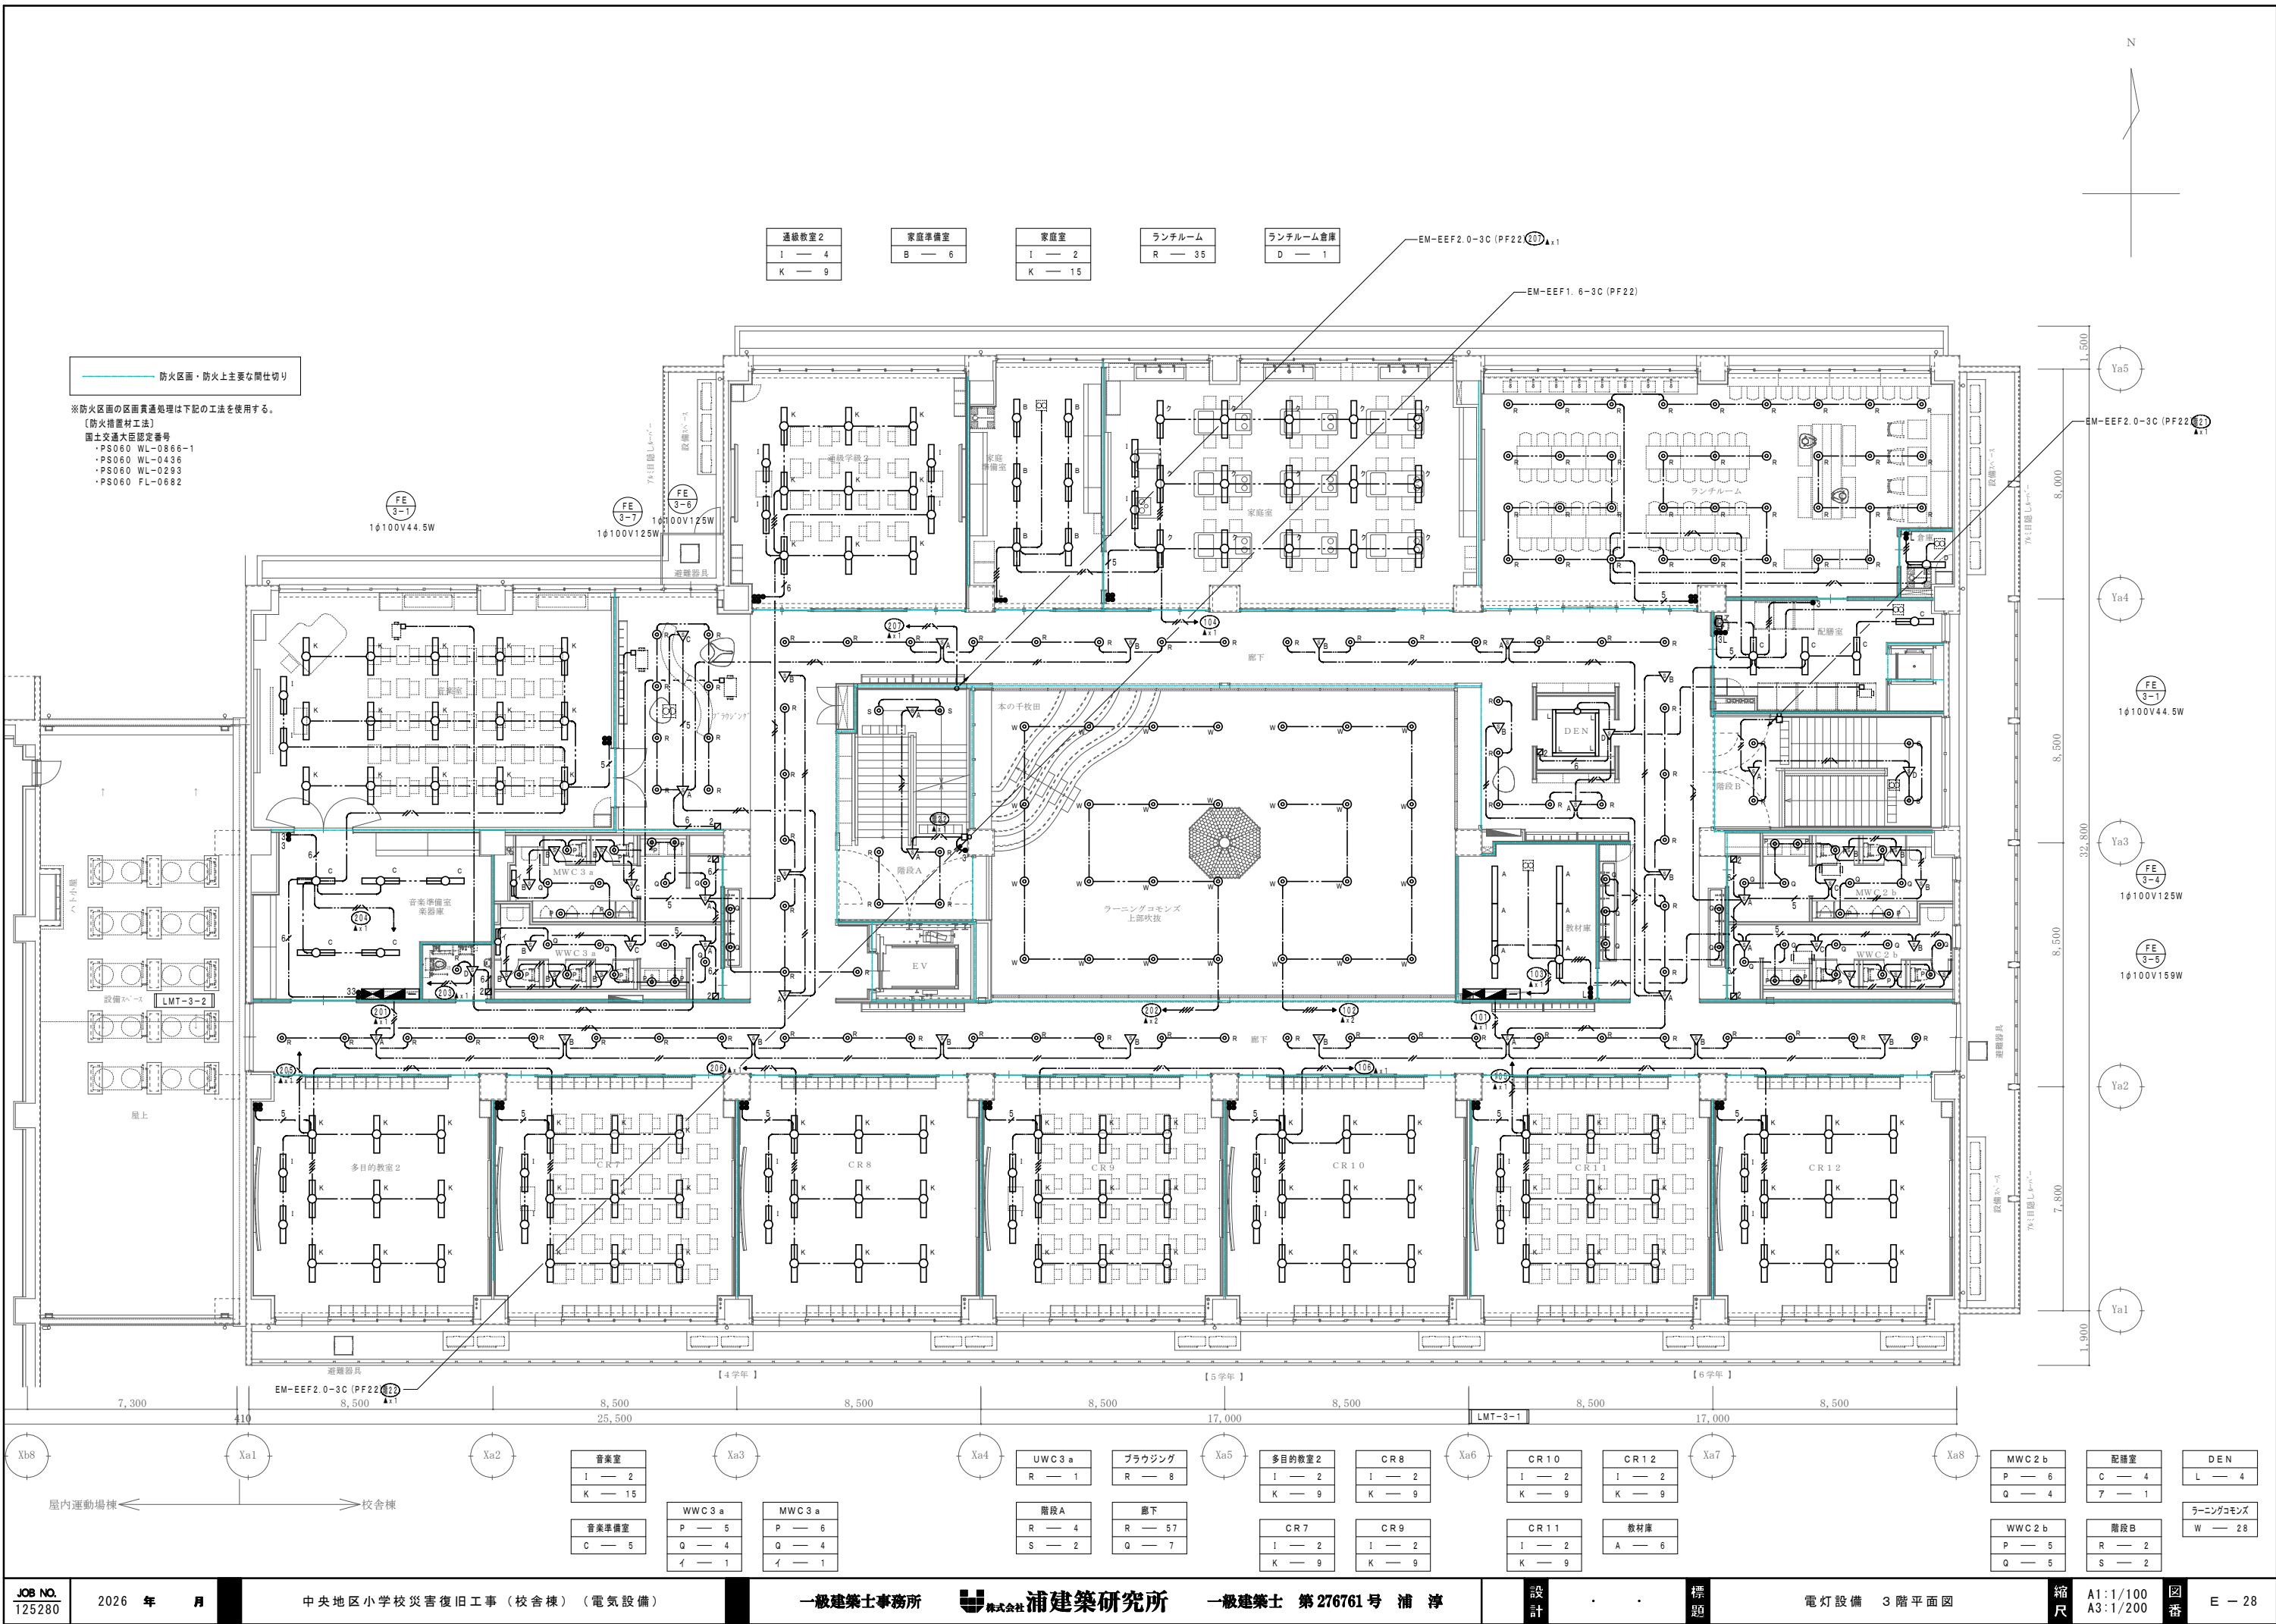

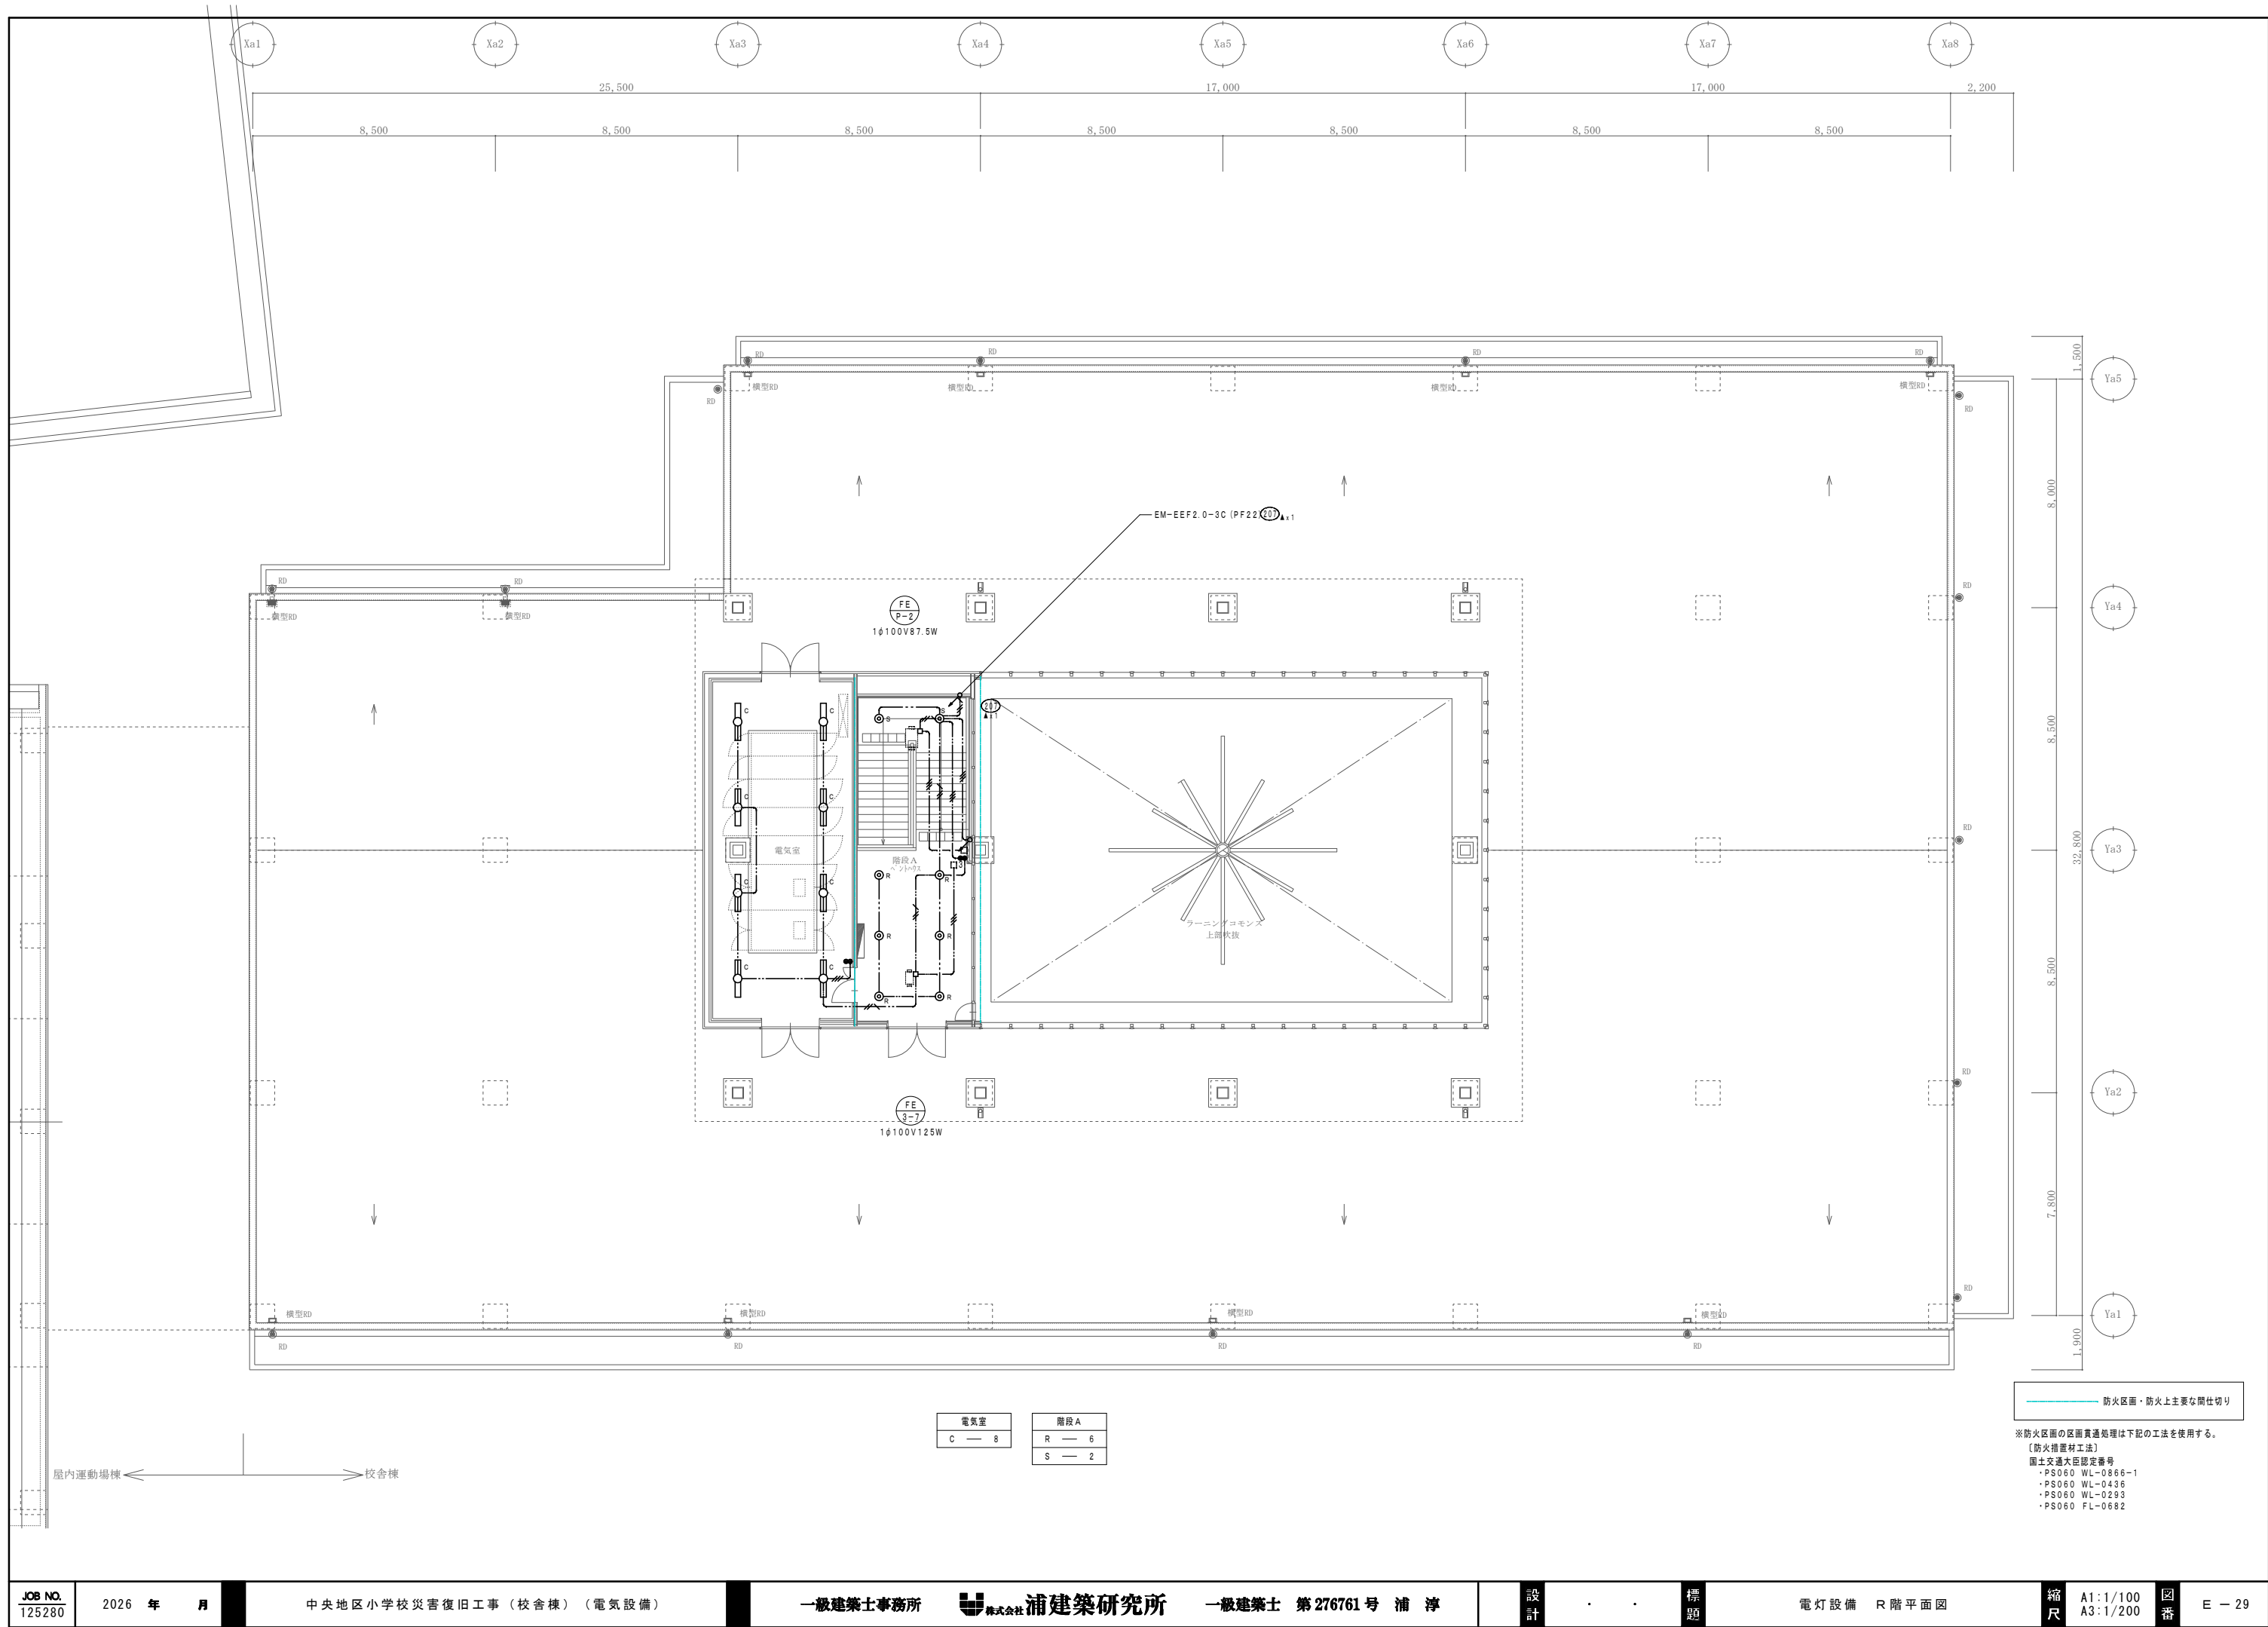

注 記

1. 図中明記なき配管配線は下記の通りとする。

(a) 非常照明誘導灯設備

EM-EEF 1. 6-3C

天井内コログシ配線

EM-EEF 2. 0-3C

〃


EM-EEF 1. 6-3C (PF16)

天井インベイ配線

EM-EEF 2. 0-3C (PF22)


〃


(b) 天井内コログシ配線に於ける壁面の立上り立下り及びケーブル設置等に外傷の恐れのある箇所には電線保護管を使用する。尚防火区画等の貫通箇所は令第112条第20項及び令第129条の2の4第1項第7項の規定によるものとする。


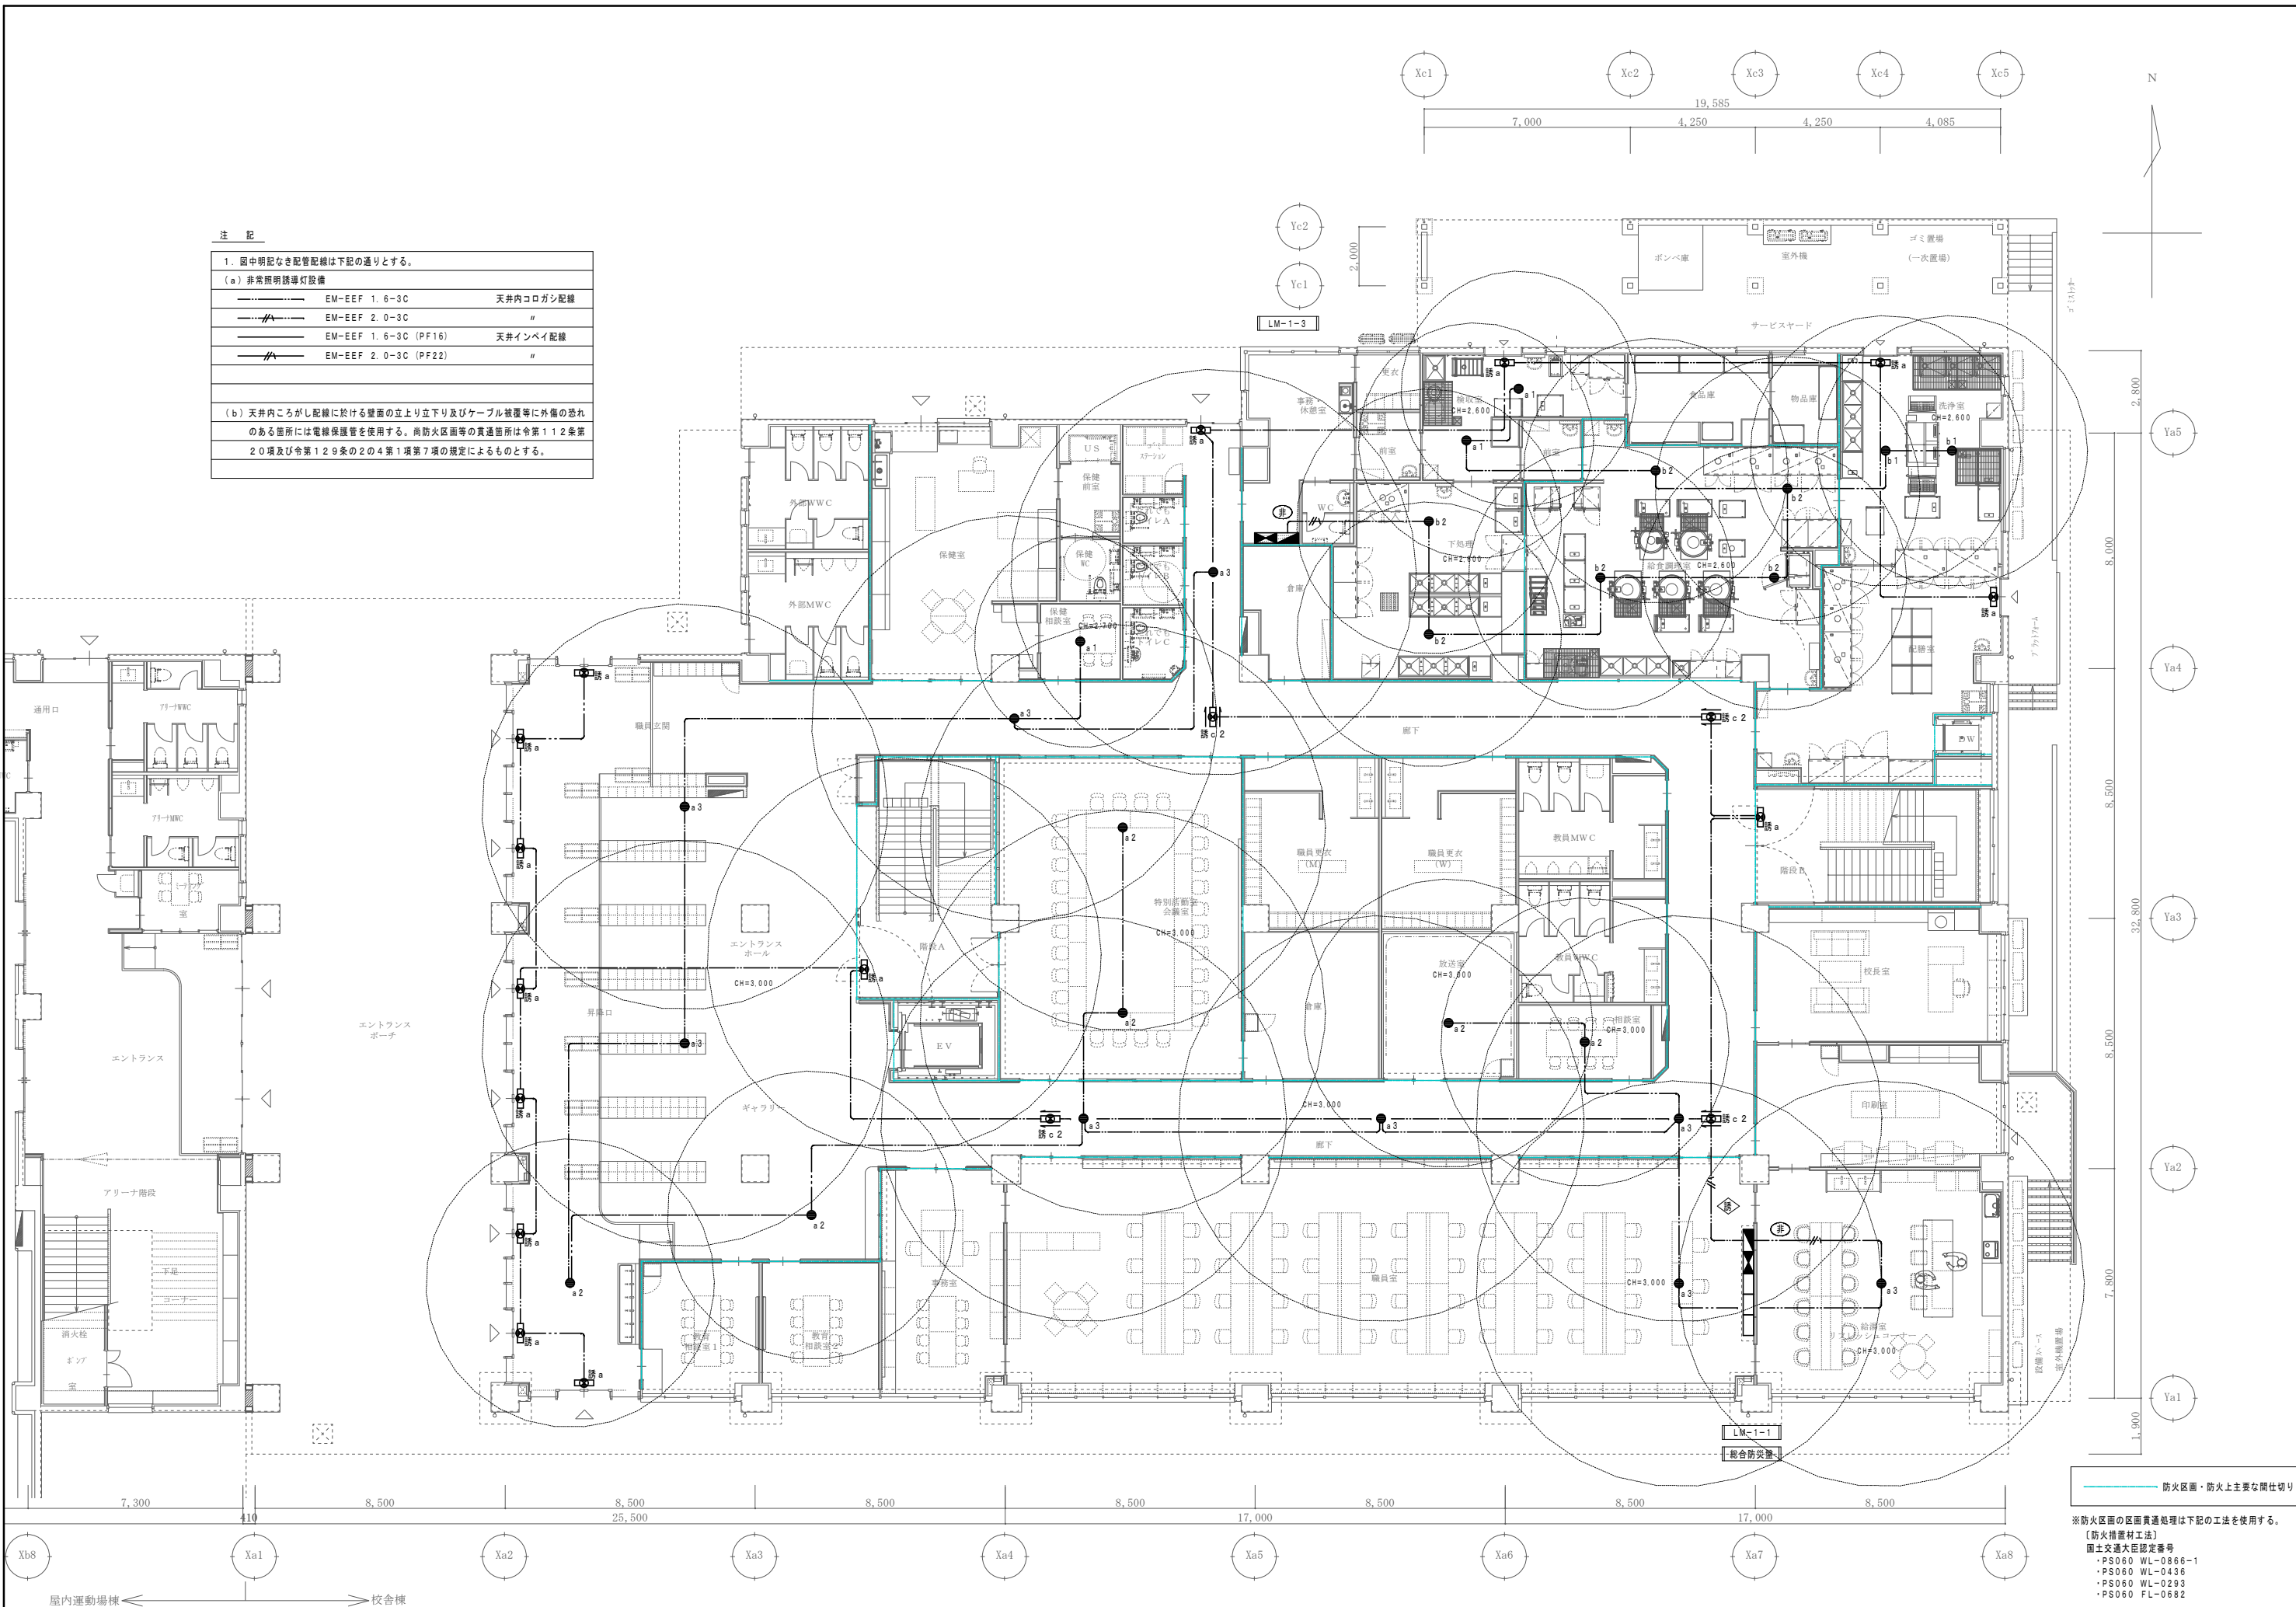


防火区画・防火上主要な間仕切り

※防火区画の区画貫通処理は下記の工法を使用する。
【防火措置材工法】
国土交通大臣認定番号
・PS060 WL-0866-1
・PS060 WL-0436
・PS060 WL-0293
・PS060 FL-0682

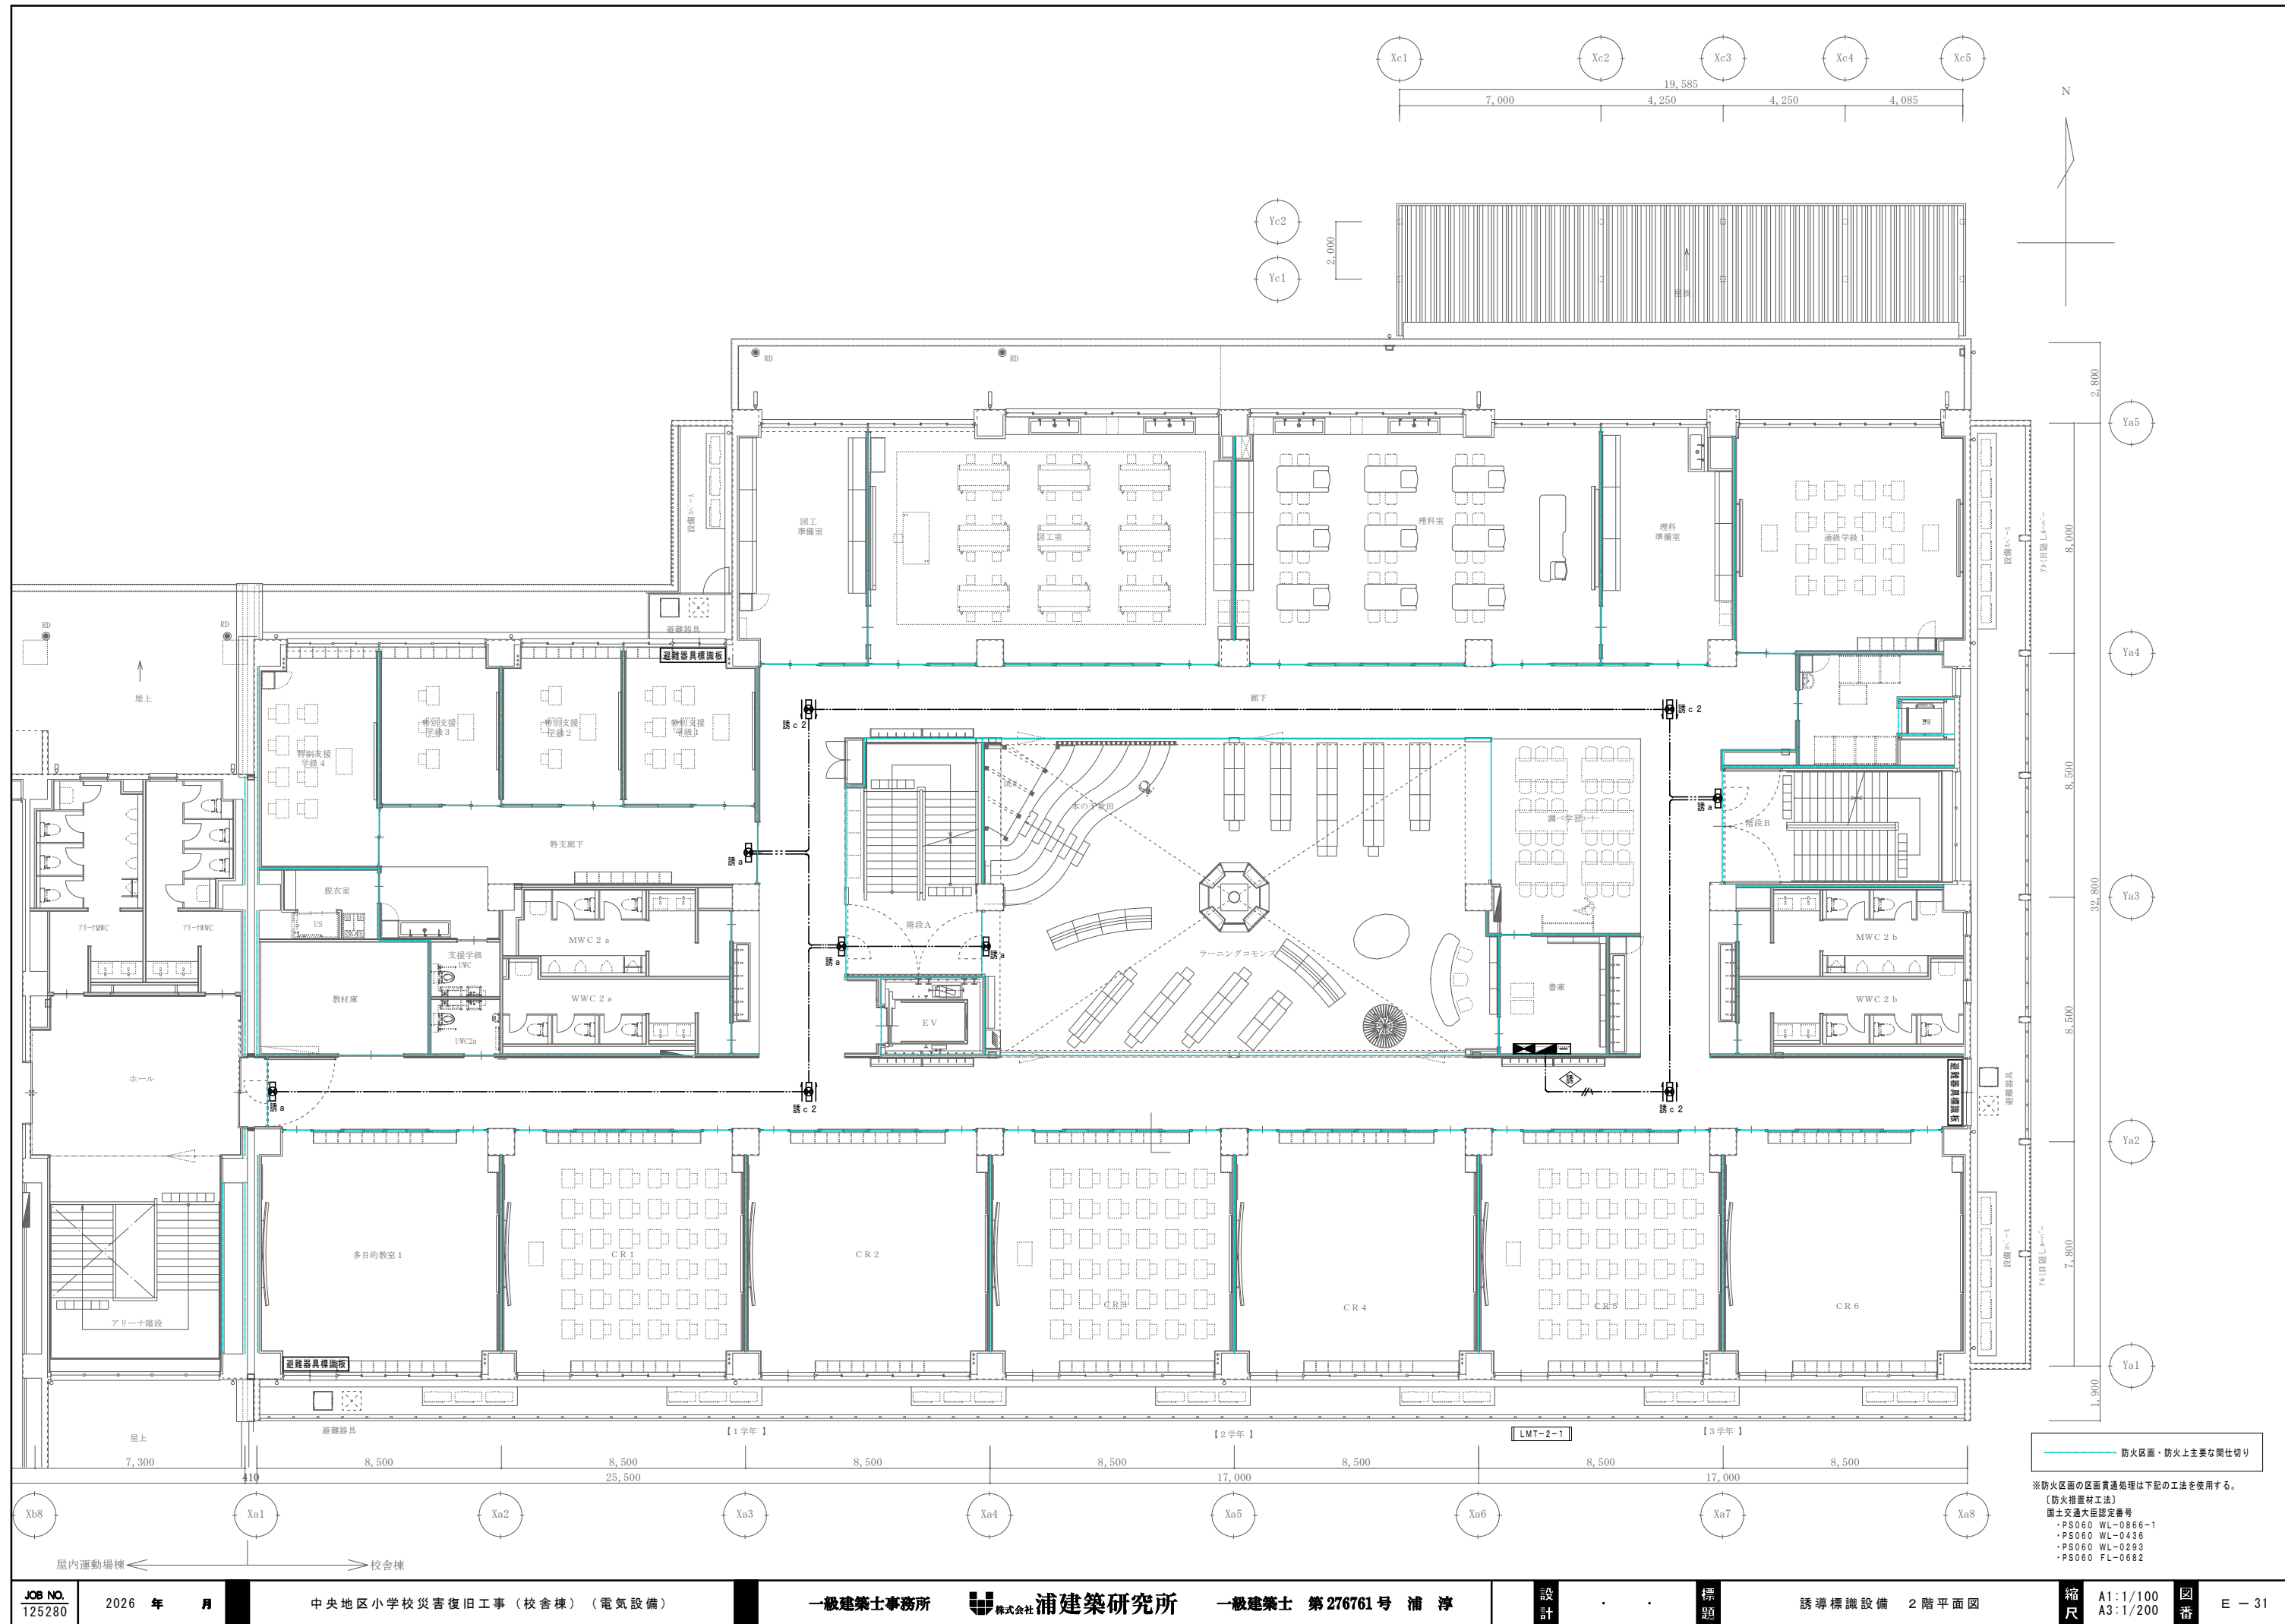

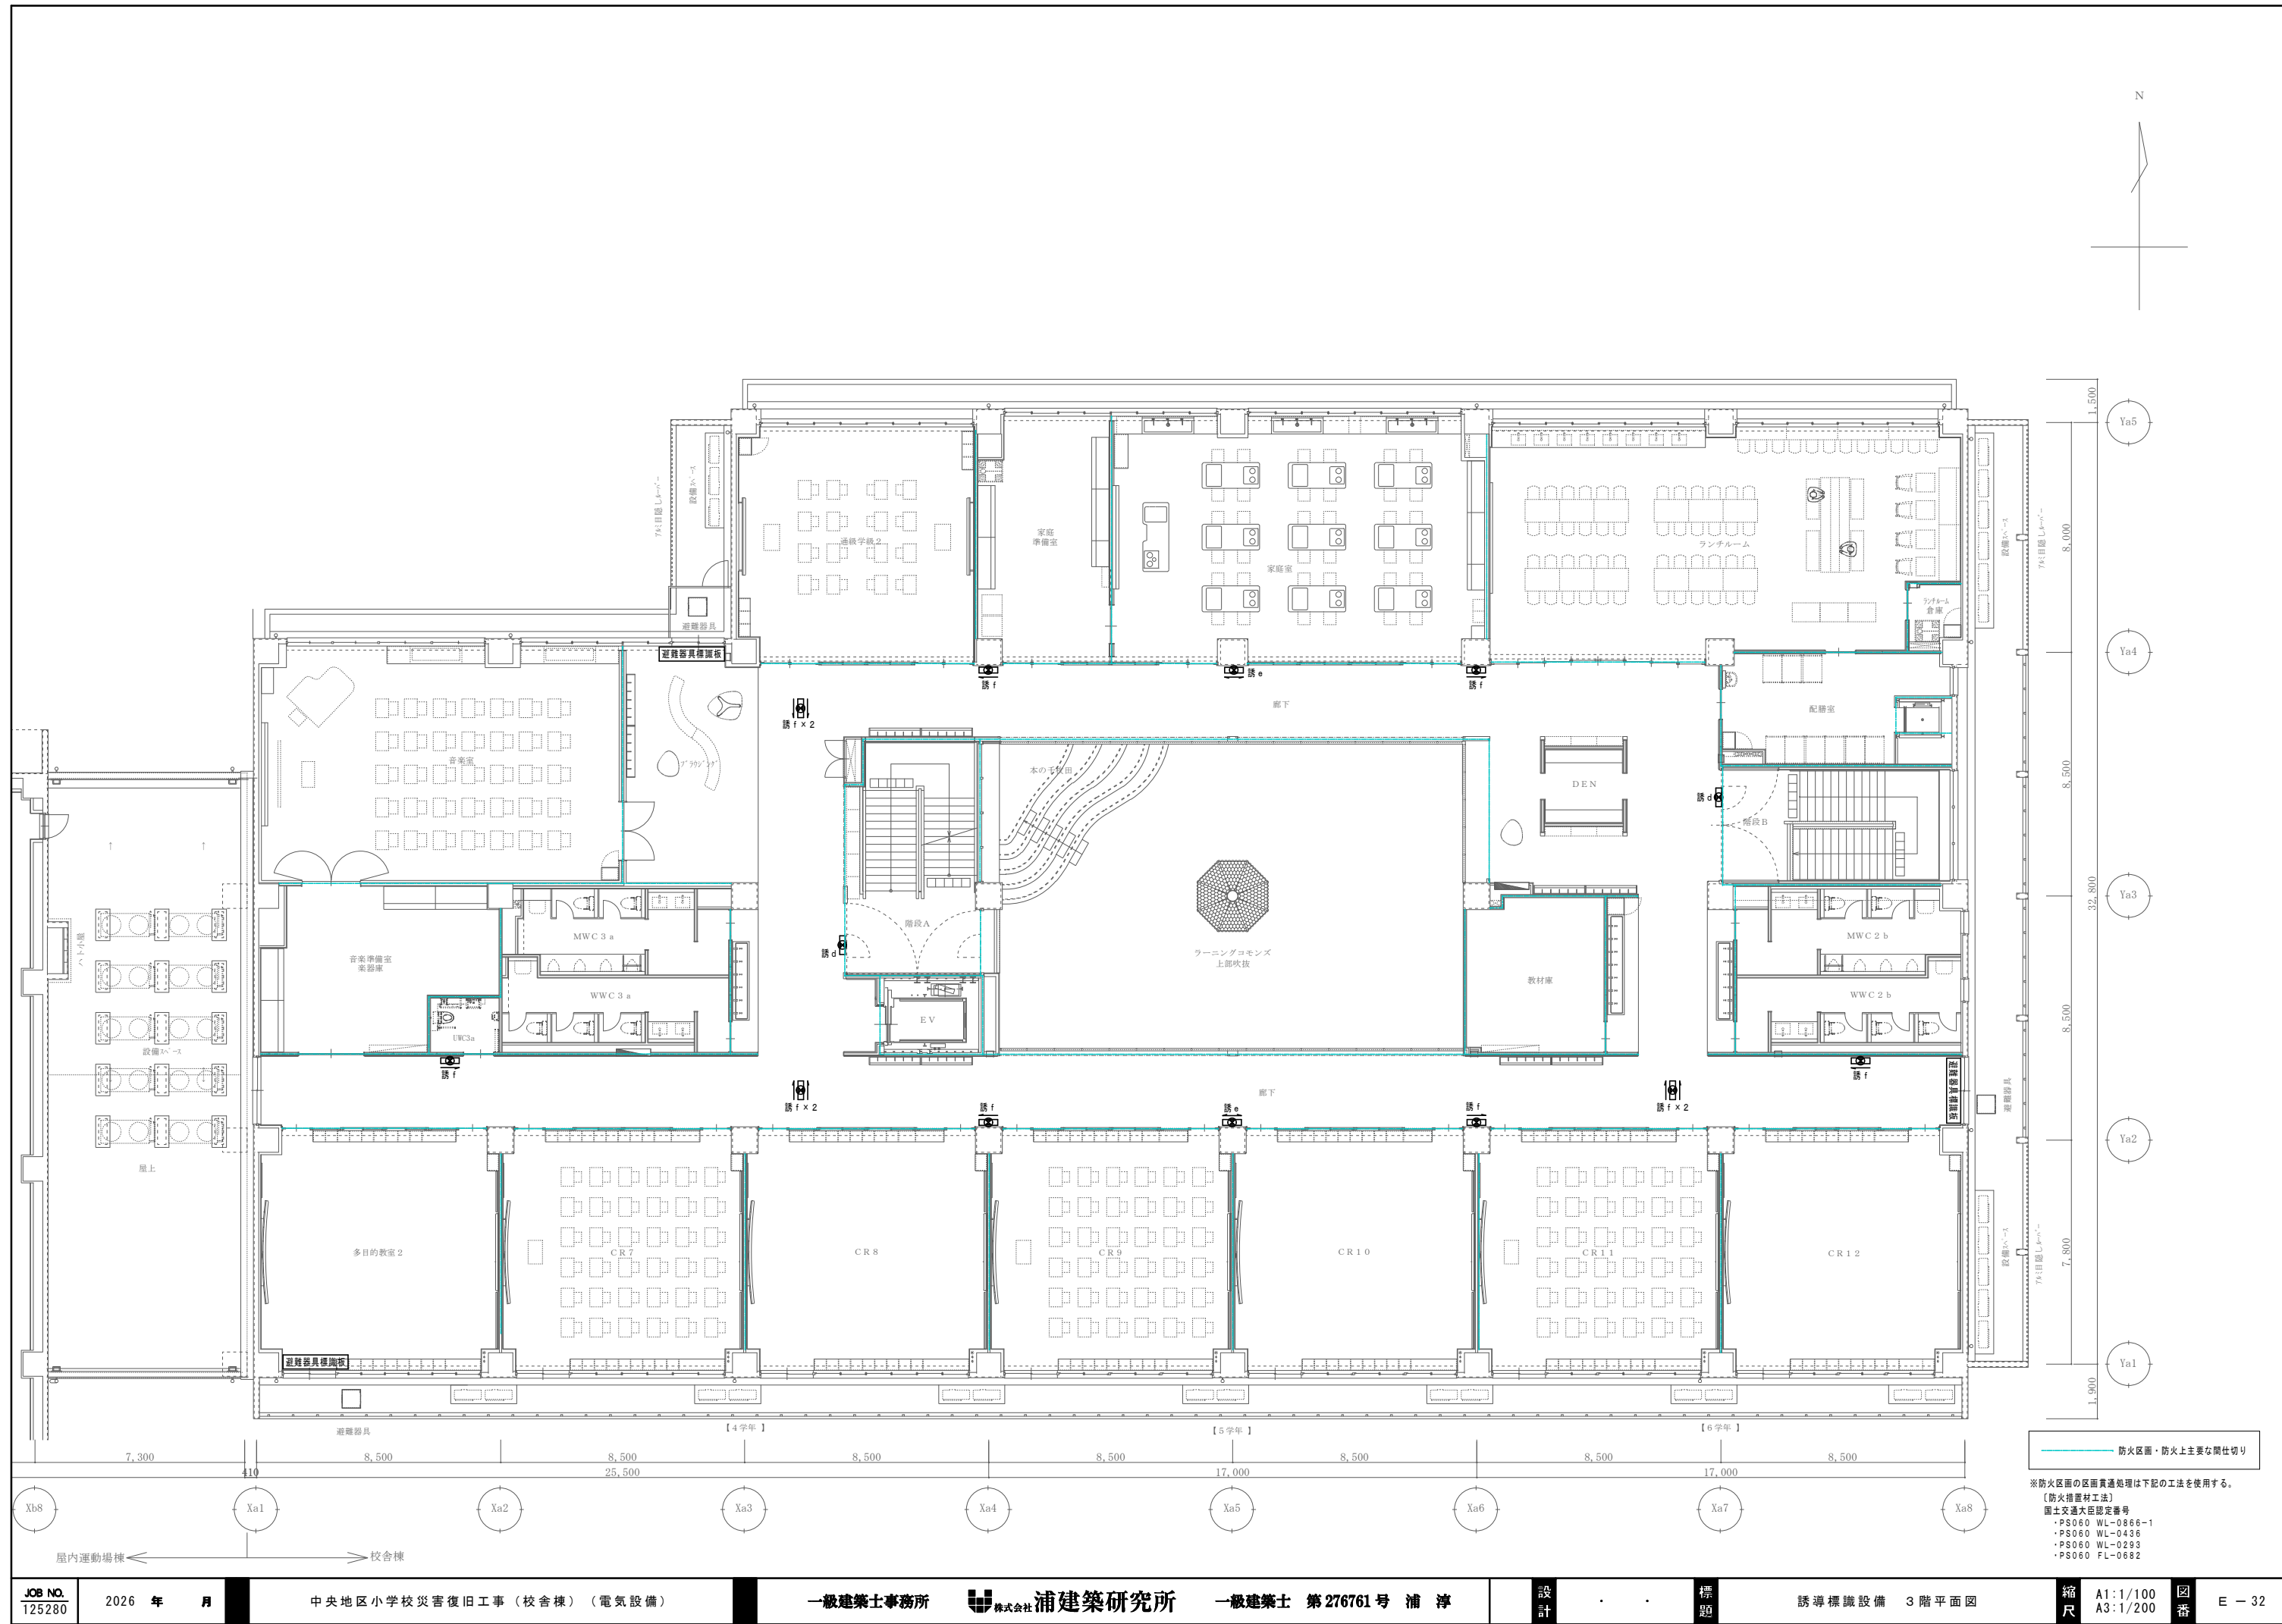

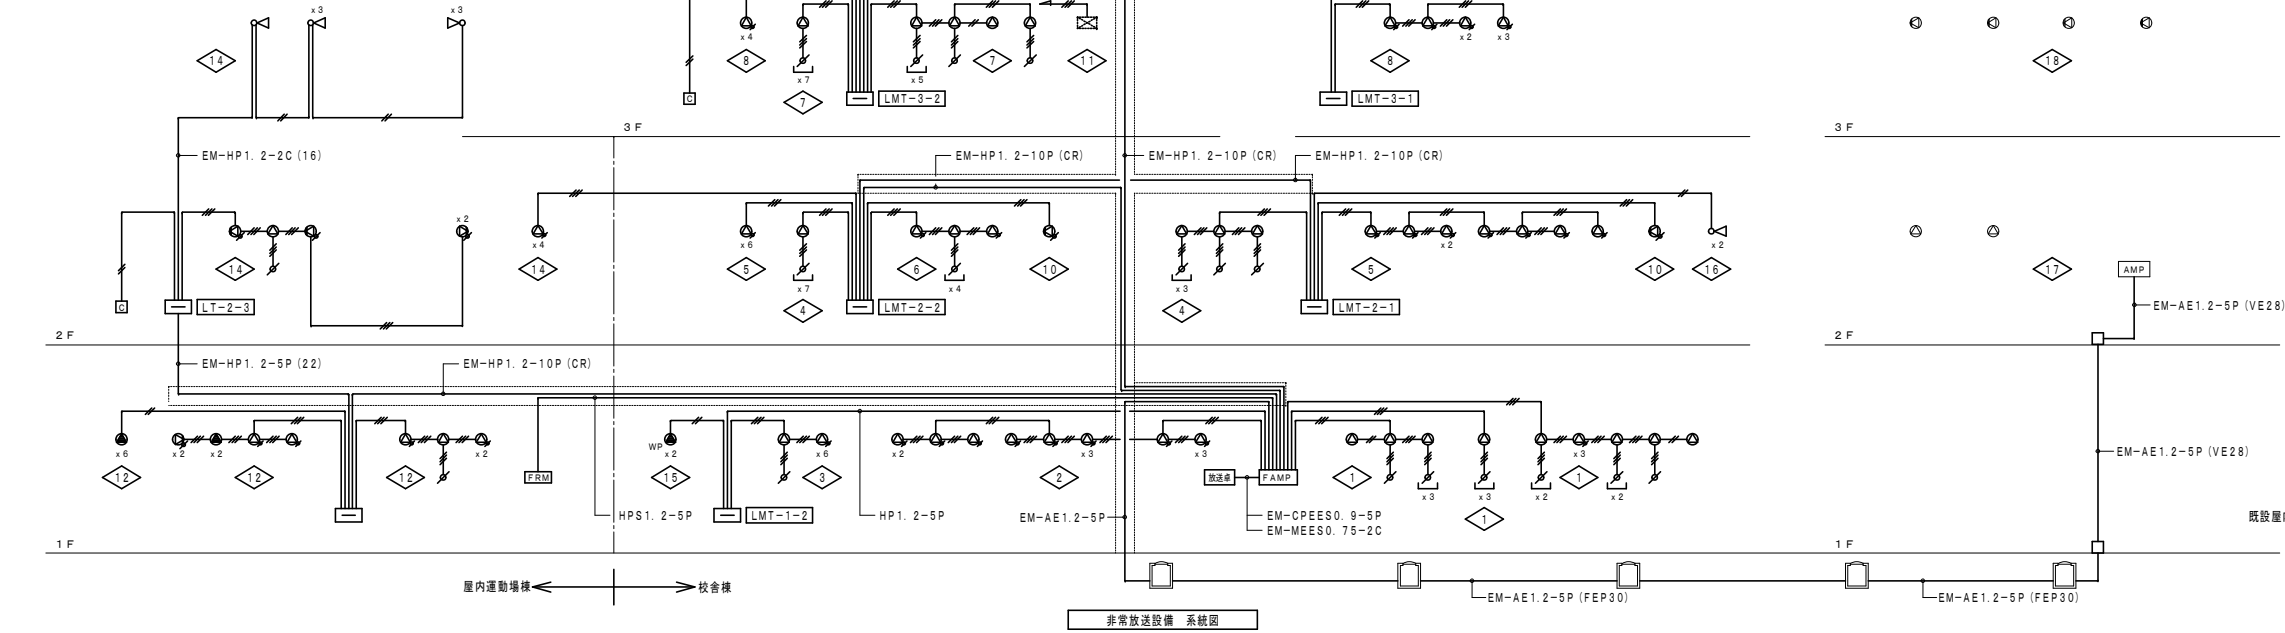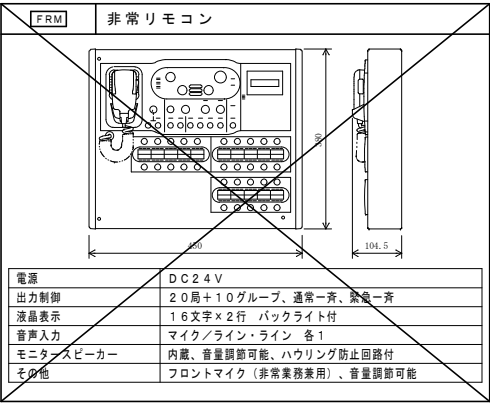

凡 例

記 号	名 称	備 考
FAMP	壁掛型防災アンプ	20局 360W
FRM	非常リモコン	壁掛型 20局
放送卓	放送卓	デスク型 10局リモコン CD/SD/USBプレーヤー
天井埋込型スピーカー	天井埋込型スピーカー	1W L級
天井埋込型スピーカー	天井埋込型スピーカー	3W L級 ATT付
天井露出型スピーカー	天井露出型スピーカー	3W L級
壁掛型スピーカー	壁掛型スピーカー	3W L級 ATT付
天井露出型スピーカー	天井露出型スピーカー	3W L級 防滴型
ホーン型スピーカー	ホーン型スピーカー	10W L級
アッテネーター	アッテネーター	壁付型 0.5W~6W
カットリレー	カットリレー	壁付型 非常放送時AC100V断
放送回路番号	放送回路番号	No. 1~19
ジョイントボックス	ジョイントボックス	
プルボックス	プルボックス	
エレベーター制御盤	エレベーター制御盤	エレベーター工事
端子盤	端子盤	端子盤内表参照
配管配線	配管配線	天井いんべい
配管配線	配管配線	天井内転がし
配管配線	配管配線	床いんべい


注 記 特記なき配管配線は下記とする。
EM-HP1. 2-2C (PF16) (E19)
EM-HP1. 2-3C (PF16) (E19)


スピーカー容量計算書


回路番号	(1W)	(1W)	(3W)	(3W)	(3W)	(10W)	(3W)	合 計 (容量)
1	14	3						17W
2		13						13W
3	1	6						7W
4	12	2						14W
5		14						14W
6	4	2						6W
7	15							15W
8		11						11W
9					1			3W
10		1			1			4W
11							1	3W
12	1	5	2		2			18W
13			6					18W
14	1	4			4	7		87W
15				2				6W
16						2		20W
17	2							2W
18					4			12W
19								
20								
合計 (数量)	50	61	8	2	12	9	1	
合計 (容量)	50W	61W	24W	6W	36W	90W	3W	270W

※ 既設屋内運動場棟は一般放送とする。

FAMP		壁掛型防災アンプ																																																																																																																																																	
<table><tr><td>常用電源</td><td>AC100V 50/60Hz</td></tr><tr><td>非常電源</td><td>DC24V 密閉型ニカド電池実装</td></tr><tr><td>定格出力</td><td>360W以上</td></tr><tr><td>非常系統数</td><td>20系統</td></tr><tr><td>入出力</td><td>音声入力×7、制御入力×27、制御出力×13</td></tr><tr><td>回路短絡保護</td><td>ヒューズレス方式</td></tr><tr><td>周波数特性</td><td>ライン：50Hz～15kHz</td></tr><tr><td>非常警報音</td><td>音声警報、4ヶ国語「日本語＋英語＋中国語＋韓国語」対応</td></tr><tr><td>緊急放送</td><td>スイッチ×4（内蔵音源再生）</td></tr><tr><td>チャイム</td><td>上り4音、下り4音、2音、ゴングの4種類</td></tr><tr><td>仕上</td><td>ケース：鋼板 ライトアイボリー</td></tr><tr><td>その他</td><td>緊急地震放送法制対応、一斉移行タイマー内蔵、自然空冷デジタルパワーアップ採用、放送選択スイッチの設定の任意登録、セルフチェック機能、音声過入力リミット機能、出火警メッセージ：81種類（ソフトウェアで組合せ可）</td></tr></table>		常用電源	AC100V 50/60Hz	非常電源	DC24V 密閉型ニカド電池実装	定格出力	360W以上	非常系統数	20系統	入出力	音声入力×7、制御入力×27、制御出力×13	回路短絡保護	ヒューズレス方式	周波数特性	ライン：50Hz～15kHz	非常警報音	音声警報、4ヶ国語「日本語＋英語＋中国語＋韓国語」対応	緊急放送	スイッチ×4（内蔵音源再生）	チャイム	上り4音、下り4音、2音、ゴングの4種類	仕上	ケース：鋼板 ライトアイボリー	その他	緊急地震放送法制対応、一斉移行タイマー内蔵、自然空冷デジタルパワーアップ採用、放送選択スイッチの設定の任意登録、セルフチェック機能、音声過入力リミット機能、出火警メッセージ：81種類（ソフトウェアで組合せ可）	<table><tr><td>放送卓</td><td>放送卓</td></tr><tr><td colspan="2"></td></tr><tr><td colspan="2"><table><tr><th>No.</th><th>名 称</th></tr><tr><td>1</td><td>1元デスク型操作卓 10局</td></tr><tr><td>2</td><td>デスク型用袖卓</td></tr><tr><td>3</td><td>通気パネル</td></tr><tr><td>4</td><td>CD/SD/USBプレーヤー</td></tr><tr><td>5</td><td>ブランクパネル</td></tr></table></td></tr><tr><td colspan="2"><table><tr><td>1元デスク型操作卓</td><td></td></tr><tr><td>電源</td><td>AC100V 50/60Hz</td></tr><tr><td>入力</td><td>アナウンスマイク、マイク×3、演奏機器×4、リモートマイク、タイマー、ミキサー</td></tr><tr><td>出力</td><td>系統出力、録音出力×2、モニター出力×2、スタジオ連絡（モニター2と切替式）</td></tr><tr><td>出力制御</td><td>10局一斉</td></tr><tr><td>ラジオ部</td><td>FM/AM ラジオ</td></tr><tr><td>その他</td><td>4音電子式チャイム、スタジオ連絡放送、一斉アナウンス優先放送、ワンタッチ放送</td></tr><tr><td>CD/SD/USBプレーヤー</td><td></td></tr><tr><td>対応メディア</td><td>CD、CD-R/RW、SD/SDHCカード、USBメモリー</td></tr><tr><td>再生ファイル形式</td><td>CD-DA、WAV、MP2、MP3、AAC、WMA</td></tr></table></td></tr></table>		放送卓	放送卓			<table><tr><th>No.</th><th>名 称</th></tr><tr><td>1</td><td>1元デスク型操作卓 10局</td></tr><tr><td>2</td><td>デスク型用袖卓</td></tr><tr><td>3</td><td>通気パネル</td></tr><tr><td>4</td><td>CD/SD/USBプレーヤー</td></tr><tr><td>5</td><td>ブランクパネル</td></tr></table>		No.	名 称	1	1元デスク型操作卓 10局	2	デスク型用袖卓	3	通気パネル	4	CD/SD/USBプレーヤー	5	ブランクパネル	<table><tr><td>1元デスク型操作卓</td><td></td></tr><tr><td>電源</td><td>AC100V 50/60Hz</td></tr><tr><td>入力</td><td>アナウンスマイク、マイク×3、演奏機器×4、リモートマイク、タイマー、ミキサー</td></tr><tr><td>出力</td><td>系統出力、録音出力×2、モニター出力×2、スタジオ連絡（モニター2と切替式）</td></tr><tr><td>出力制御</td><td>10局一斉</td></tr><tr><td>ラジオ部</td><td>FM/AM ラジオ</td></tr><tr><td>その他</td><td>4音電子式チャイム、スタジオ連絡放送、一斉アナウンス優先放送、ワンタッチ放送</td></tr><tr><td>CD/SD/USBプレーヤー</td><td></td></tr><tr><td>対応メディア</td><td>CD、CD-R/RW、SD/SDHCカード、USBメモリー</td></tr><tr><td>再生ファイル形式</td><td>CD-DA、WAV、MP2、MP3、AAC、WMA</td></tr></table>		1元デスク型操作卓		電源	AC100V 50/60Hz	入力	アナウンスマイク、マイク×3、演奏機器×4、リモートマイク、タイマー、ミキサー	出力	系統出力、録音出力×2、モニター出力×2、スタジオ連絡（モニター2と切替式）	出力制御	10局一斉	ラジオ部	FM/AM ラジオ	その他	4音電子式チャイム、スタジオ連絡放送、一斉アナウンス優先放送、ワンタッチ放送	CD/SD/USBプレーヤー		対応メディア	CD、CD-R/RW、SD/SDHCカード、USBメモリー	再生ファイル形式	CD-DA、WAV、MP2、MP3、AAC、WMA					<table><tr><td>定格入力</td><td>3W (3.3kΩ)、2W (5kΩ)、1W (10kΩ)</td></tr><tr><td>出力音圧レベル</td><td>92dB (1W、1m)</td></tr><tr><td>周波数特性</td><td>150Hz～13kHz</td></tr><tr><td>スピーカー</td><td>16cmコーン型</td></tr><tr><td>仕上</td><td>本体：木製 ライトグレー ネット：ジャージ ライトグレー</td></tr><tr><td>音量調節器</td><td>4段切換</td></tr></table>		定格入力	3W (3.3kΩ)、2W (5kΩ)、1W (10kΩ)	出力音圧レベル	92dB (1W、1m)	周波数特性	150Hz～13kHz	スピーカー	16cmコーン型	仕上	本体：木製 ライトグレー ネット：ジャージ ライトグレー	音量調節器	4段切換	<table><tr><td>定格入力</td><td>5W (2kΩ)</td></tr><tr><td>出力音圧レベル</td><td>90dB (1W、1m)</td></tr><tr><td>周波数特性</td><td>120Hz～18kHz</td></tr><tr><td>スピーカー</td><td>10cm防滴コーン型</td></tr><tr><td>仕上</td><td>本体：樹脂 グレー パンチングネット：アルミ グレー</td></tr><tr><td>その他</td><td>防水性能：IPX1</td></tr></table>		定格入力	5W (2kΩ)	出力音圧レベル	90dB (1W、1m)	周波数特性	120Hz～18kHz	スピーカー	10cm防滴コーン型	仕上	本体：樹脂 グレー パンチングネット：アルミ グレー	その他	防水性能：IPX1					<table><tr><td>定格入力</td><td>10W (1kΩ)</td></tr><tr><td>出力音圧レベル</td><td>98dB (1W、1m)</td></tr><tr><td>周波数特性</td><td>120Hz～15kHz</td></tr><tr><td>スピーカー</td><td>12cm防滴コーン型</td></tr><tr><td>水平指向性</td><td>90°</td></tr><tr><td>仕上</td><td>ホーン・カバー：樹脂 オフホワイト</td></tr><tr><td>その他</td><td>防塵・防水性能：IP65</td></tr></table>		定格入力	10W (1kΩ)	出力音圧レベル	98dB (1W、1m)	周波数特性	120Hz～15kHz	スピーカー	12cm防滴コーン型	水平指向性	90°	仕上	ホーン・カバー：樹脂 オフホワイト	その他	防塵・防水性能：IP65			<table><tr><td>入力容量</td><td>0.5W～6W</td></tr><tr><td>入力インピーダンス</td><td>20kΩ～1.67kΩ</td></tr><tr><td>音量調整</td><td>5段階</td></tr><tr><td>スピーカー</td><td>アルミプレート</td></tr><tr><td>適合ボックス</td><td>JIS1個口用スイッチボックス</td></tr></table>		入力容量	0.5W～6W	入力インピーダンス	20kΩ～1.67kΩ	音量調整	5段階	スピーカー	アルミプレート	適合ボックス	JIS1個口用スイッチボックス	<table><tr><td>電源</td><td>AC100V 50/60Hz</td></tr><tr><td>電力容量</td><td>最大800W</td></tr><tr><td>電流容量</td><td>最大10A</td></tr><tr><td>制御方式</td><td>非常時DC24V断によりAC100V断制御</td></tr><tr><td>制御電流</td><td>DC24V 10mA</td></tr><tr><td>適合ボックス</td><td>露出：JIS1個用スイッチボックス 埋込：JIS1個用中形四角流形カバー付</td></tr></table>		電源	AC100V 50/60Hz	電力容量	最大800W	電流容量	最大10A	制御方式	非常時DC24V断によりAC100V断制御	制御電流	DC24V 10mA	適合ボックス	露出：JIS1個用スイッチボックス 埋込：JIS1個用中形四角流形カバー付
常用電源	AC100V 50/60Hz																																																																																																																																																		
非常電源	DC24V 密閉型ニカド電池実装																																																																																																																																																		
定格出力	360W以上																																																																																																																																																		
非常系統数	20系統																																																																																																																																																		
入出力	音声入力×7、制御入力×27、制御出力×13																																																																																																																																																		
回路短絡保護	ヒューズレス方式																																																																																																																																																		
周波数特性	ライン：50Hz～15kHz																																																																																																																																																		
非常警報音	音声警報、4ヶ国語「日本語＋英語＋中国語＋韓国語」対応																																																																																																																																																		
緊急放送	スイッチ×4（内蔵音源再生）																																																																																																																																																		
チャイム	上り4音、下り4音、2音、ゴングの4種類																																																																																																																																																		
仕上	ケース：鋼板 ライトアイボリー																																																																																																																																																		
その他	緊急地震放送法制対応、一斉移行タイマー内蔵、自然空冷デジタルパワーアップ採用、放送選択スイッチの設定の任意登録、セルフチェック機能、音声過入力リミット機能、出火警メッセージ：81種類（ソフトウェアで組合せ可）																																																																																																																																																		
放送卓	放送卓																																																																																																																																																		
<table><tr><th>No.</th><th>名 称</th></tr><tr><td>1</td><td>1元デスク型操作卓 10局</td></tr><tr><td>2</td><td>デスク型用袖卓</td></tr><tr><td>3</td><td>通気パネル</td></tr><tr><td>4</td><td>CD/SD/USBプレーヤー</td></tr><tr><td>5</td><td>ブランクパネル</td></tr></table>		No.	名 称	1	1元デスク型操作卓 10局	2	デスク型用袖卓	3	通気パネル	4	CD/SD/USBプレーヤー	5	ブランクパネル																																																																																																																																						
No.	名 称																																																																																																																																																		
1	1元デスク型操作卓 10局																																																																																																																																																		
2	デスク型用袖卓																																																																																																																																																		
3	通気パネル																																																																																																																																																		
4	CD/SD/USBプレーヤー																																																																																																																																																		
5	ブランクパネル																																																																																																																																																		
<table><tr><td>1元デスク型操作卓</td><td></td></tr><tr><td>電源</td><td>AC100V 50/60Hz</td></tr><tr><td>入力</td><td>アナウンスマイク、マイク×3、演奏機器×4、リモートマイク、タイマー、ミキサー</td></tr><tr><td>出力</td><td>系統出力、録音出力×2、モニター出力×2、スタジオ連絡（モニター2と切替式）</td></tr><tr><td>出力制御</td><td>10局一斉</td></tr><tr><td>ラジオ部</td><td>FM/AM ラジオ</td></tr><tr><td>その他</td><td>4音電子式チャイム、スタジオ連絡放送、一斉アナウンス優先放送、ワンタッチ放送</td></tr><tr><td>CD/SD/USBプレーヤー</td><td></td></tr><tr><td>対応メディア</td><td>CD、CD-R/RW、SD/SDHCカード、USBメモリー</td></tr><tr><td>再生ファイル形式</td><td>CD-DA、WAV、MP2、MP3、AAC、WMA</td></tr></table>		1元デスク型操作卓		電源	AC100V 50/60Hz	入力	アナウンスマイク、マイク×3、演奏機器×4、リモートマイク、タイマー、ミキサー	出力	系統出力、録音出力×2、モニター出力×2、スタジオ連絡（モニター2と切替式）	出力制御	10局一斉	ラジオ部	FM/AM ラジオ	その他	4音電子式チャイム、スタジオ連絡放送、一斉アナウンス優先放送、ワンタッチ放送	CD/SD/USBプレーヤー		対応メディア	CD、CD-R/RW、SD/SDHCカード、USBメモリー	再生ファイル形式	CD-DA、WAV、MP2、MP3、AAC、WMA																																																																																																																														
1元デスク型操作卓																																																																																																																																																			
電源	AC100V 50/60Hz																																																																																																																																																		
入力	アナウンスマイク、マイク×3、演奏機器×4、リモートマイク、タイマー、ミキサー																																																																																																																																																		
出力	系統出力、録音出力×2、モニター出力×2、スタジオ連絡（モニター2と切替式）																																																																																																																																																		
出力制御	10局一斉																																																																																																																																																		
ラジオ部	FM/AM ラジオ																																																																																																																																																		
その他	4音電子式チャイム、スタジオ連絡放送、一斉アナウンス優先放送、ワンタッチ放送																																																																																																																																																		
CD/SD/USBプレーヤー																																																																																																																																																			
対応メディア	CD、CD-R/RW、SD/SDHCカード、USBメモリー																																																																																																																																																		
再生ファイル形式	CD-DA、WAV、MP2、MP3、AAC、WMA																																																																																																																																																		
<table><tr><td>定格入力</td><td>3W (3.3kΩ)、2W (5kΩ)、1W (10kΩ)</td></tr><tr><td>出力音圧レベル</td><td>92dB (1W、1m)</td></tr><tr><td>周波数特性</td><td>150Hz～13kHz</td></tr><tr><td>スピーカー</td><td>16cmコーン型</td></tr><tr><td>仕上</td><td>本体：木製 ライトグレー ネット：ジャージ ライトグレー</td></tr><tr><td>音量調節器</td><td>4段切換</td></tr></table>		定格入力	3W (3.3kΩ)、2W (5kΩ)、1W (10kΩ)	出力音圧レベル	92dB (1W、1m)	周波数特性	150Hz～13kHz	スピーカー	16cmコーン型	仕上	本体：木製 ライトグレー ネット：ジャージ ライトグレー	音量調節器	4段切換	<table><tr><td>定格入力</td><td>5W (2kΩ)</td></tr><tr><td>出力音圧レベル</td><td>90dB (1W、1m)</td></tr><tr><td>周波数特性</td><td>120Hz～18kHz</td></tr><tr><td>スピーカー</td><td>10cm防滴コーン型</td></tr><tr><td>仕上</td><td>本体：樹脂 グレー パンチングネット：アルミ グレー</td></tr><tr><td>その他</td><td>防水性能：IPX1</td></tr></table>		定格入力	5W (2kΩ)	出力音圧レベル	90dB (1W、1m)	周波数特性	120Hz～18kHz	スピーカー	10cm防滴コーン型	仕上	本体：樹脂 グレー パンチングネット：アルミ グレー	その他	防水性能：IPX1																																																																																																																								
定格入力	3W (3.3kΩ)、2W (5kΩ)、1W (10kΩ)																																																																																																																																																		
出力音圧レベル	92dB (1W、1m)																																																																																																																																																		
周波数特性	150Hz～13kHz																																																																																																																																																		
スピーカー	16cmコーン型																																																																																																																																																		
仕上	本体：木製 ライトグレー ネット：ジャージ ライトグレー																																																																																																																																																		
音量調節器	4段切換																																																																																																																																																		
定格入力	5W (2kΩ)																																																																																																																																																		
出力音圧レベル	90dB (1W、1m)																																																																																																																																																		
周波数特性	120Hz～18kHz																																																																																																																																																		
スピーカー	10cm防滴コーン型																																																																																																																																																		
仕上	本体：樹脂 グレー パンチングネット：アルミ グレー																																																																																																																																																		
その他	防水性能：IPX1																																																																																																																																																		
<table><tr><td>定格入力</td><td>10W (1kΩ)</td></tr><tr><td>出力音圧レベル</td><td>98dB (1W、1m)</td></tr><tr><td>周波数特性</td><td>120Hz～15kHz</td></tr><tr><td>スピーカー</td><td>12cm防滴コーン型</td></tr><tr><td>水平指向性</td><td>90°</td></tr><tr><td>仕上</td><td>ホーン・カバー：樹脂 オフホワイト</td></tr><tr><td>その他</td><td>防塵・防水性能：IP65</td></tr></table>		定格入力	10W (1kΩ)	出力音圧レベル	98dB (1W、1m)	周波数特性	120Hz～15kHz	スピーカー	12cm防滴コーン型	水平指向性	90°	仕上	ホーン・カバー：樹脂 オフホワイト	その他	防塵・防水性能：IP65																																																																																																																																				
定格入力	10W (1kΩ)																																																																																																																																																		
出力音圧レベル	98dB (1W、1m)																																																																																																																																																		
周波数特性	120Hz～15kHz																																																																																																																																																		
スピーカー	12cm防滴コーン型																																																																																																																																																		
水平指向性	90°																																																																																																																																																		
仕上	ホーン・カバー：樹脂 オフホワイト																																																																																																																																																		
その他	防塵・防水性能：IP65																																																																																																																																																		
<table><tr><td>入力容量</td><td>0.5W～6W</td></tr><tr><td>入力インピーダンス</td><td>20kΩ～1.67kΩ</td></tr><tr><td>音量調整</td><td>5段階</td></tr><tr><td>スピーカー</td><td>アルミプレート</td></tr><tr><td>適合ボックス</td><td>JIS1個口用スイッチボックス</td></tr></table>		入力容量	0.5W～6W	入力インピーダンス	20kΩ～1.67kΩ	音量調整	5段階	スピーカー	アルミプレート	適合ボックス	JIS1個口用スイッチボックス	<table><tr><td>電源</td><td>AC100V 50/60Hz</td></tr><tr><td>電力容量</td><td>最大800W</td></tr><tr><td>電流容量</td><td>最大10A</td></tr><tr><td>制御方式</td><td>非常時DC24V断によりAC100V断制御</td></tr><tr><td>制御電流</td><td>DC24V 10mA</td></tr><tr><td>適合ボックス</td><td>露出：JIS1個用スイッチボックス 埋込：JIS1個用中形四角流形カバー付</td></tr></table>		電源	AC100V 50/60Hz	電力容量	最大800W	電流容量	最大10A	制御方式	非常時DC24V断によりAC100V断制御	制御電流	DC24V 10mA	適合ボックス	露出：JIS1個用スイッチボックス 埋込：JIS1個用中形四角流形カバー付																																																																																																																										
入力容量	0.5W～6W																																																																																																																																																		
入力インピーダンス	20kΩ～1.67kΩ																																																																																																																																																		
音量調整	5段階																																																																																																																																																		
スピーカー	アルミプレート																																																																																																																																																		
適合ボックス	JIS1個口用スイッチボックス																																																																																																																																																		
電源	AC100V 50/60Hz																																																																																																																																																		
電力容量	最大800W																																																																																																																																																		
電流容量	最大10A																																																																																																																																																		
制御方式	非常時DC24V断によりAC100V断制御																																																																																																																																																		
制御電流	DC24V 10mA																																																																																																																																																		
適合ボックス	露出：JIS1個用スイッチボックス 埋込：JIS1個用中形四角流形カバー付																																																																																																																																																		


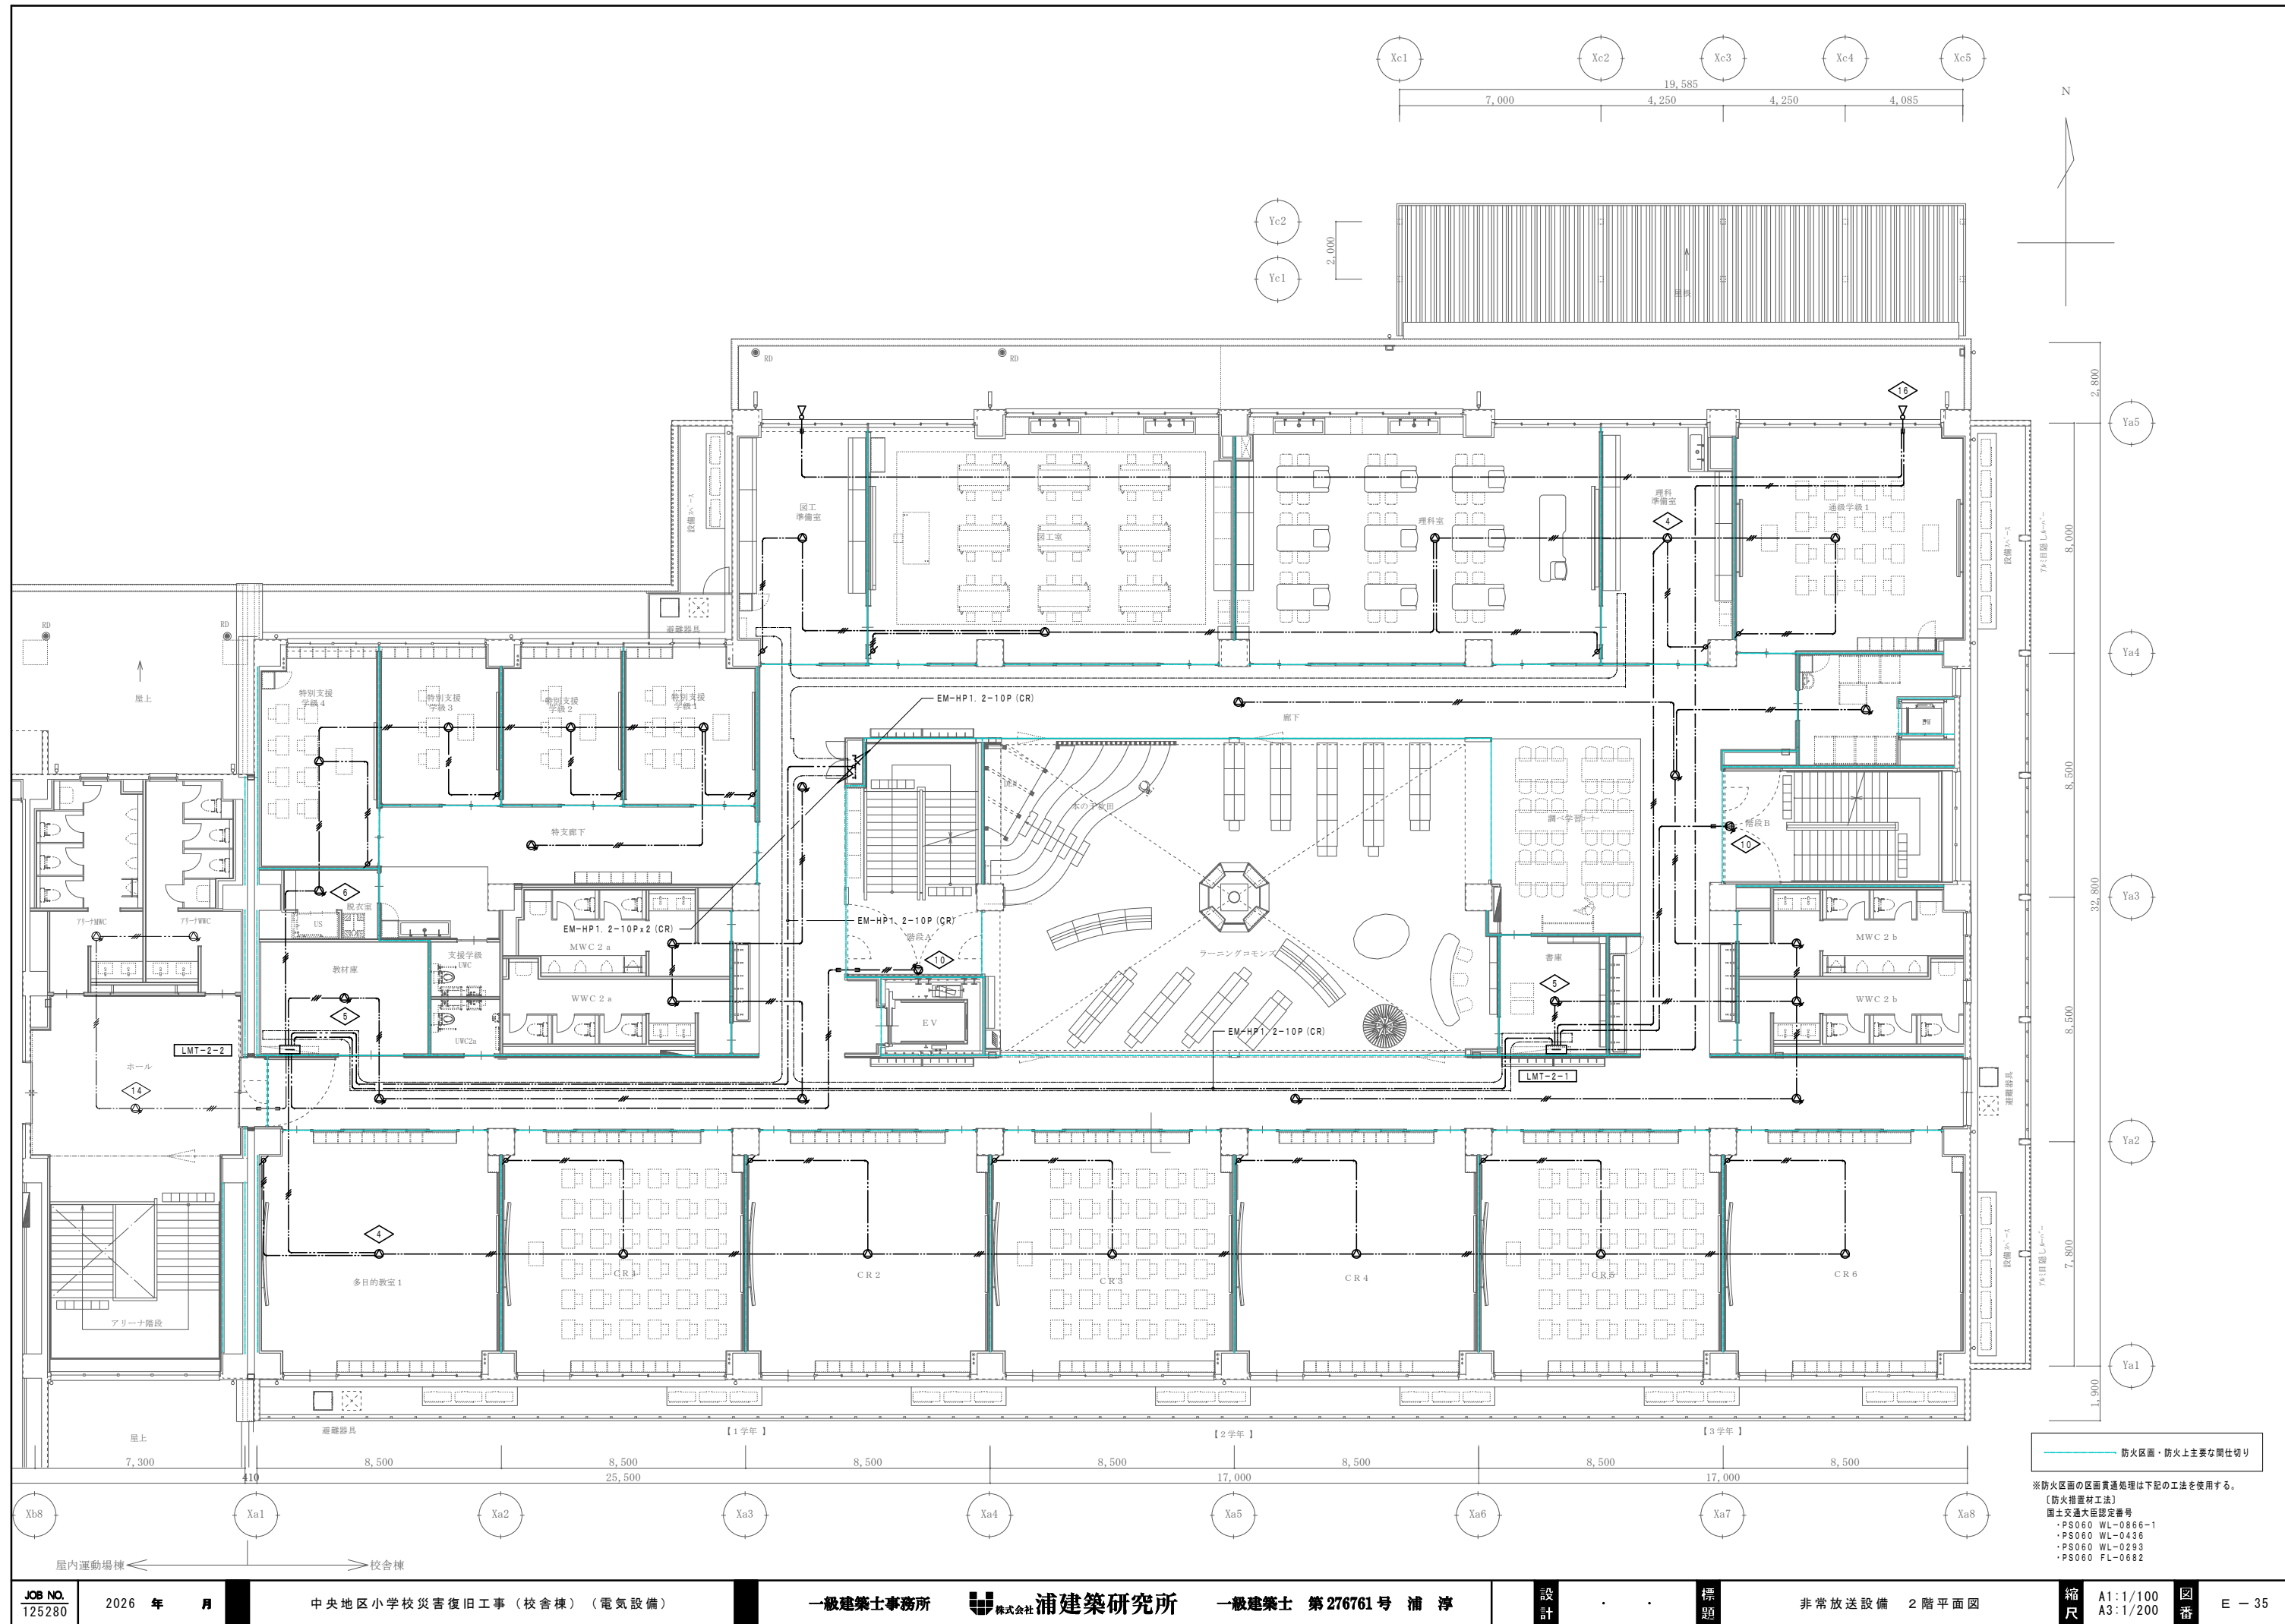






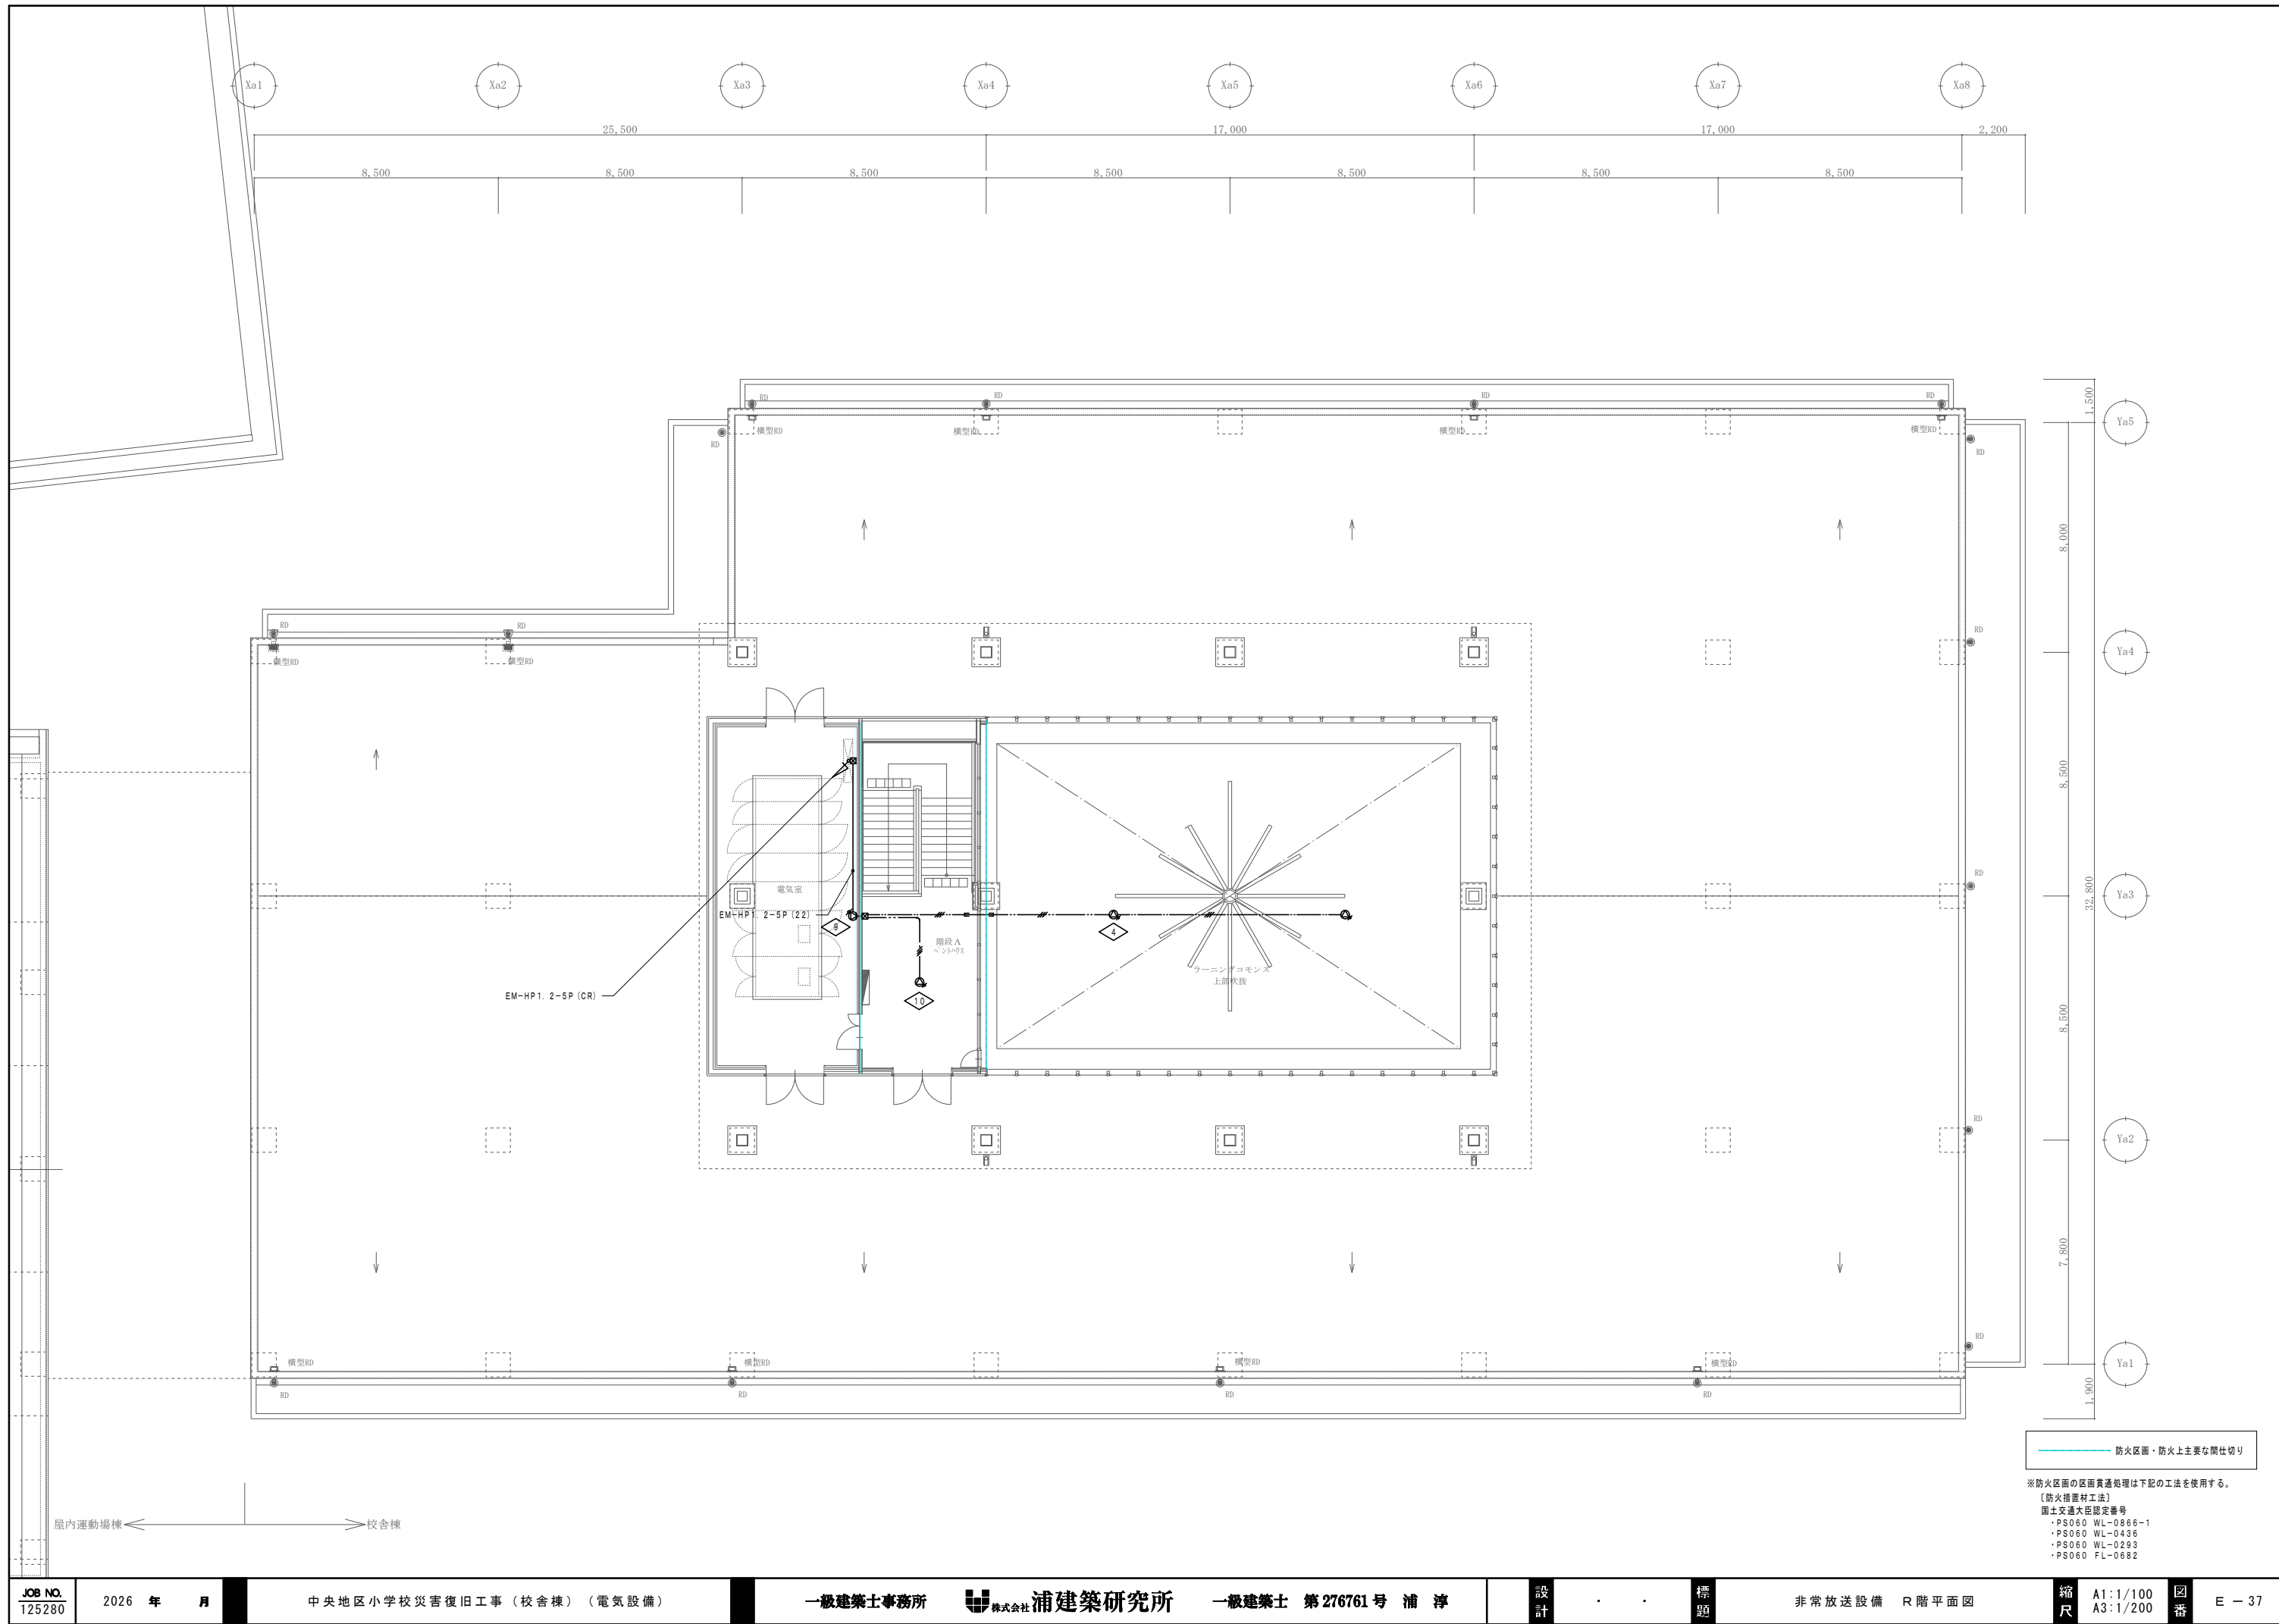


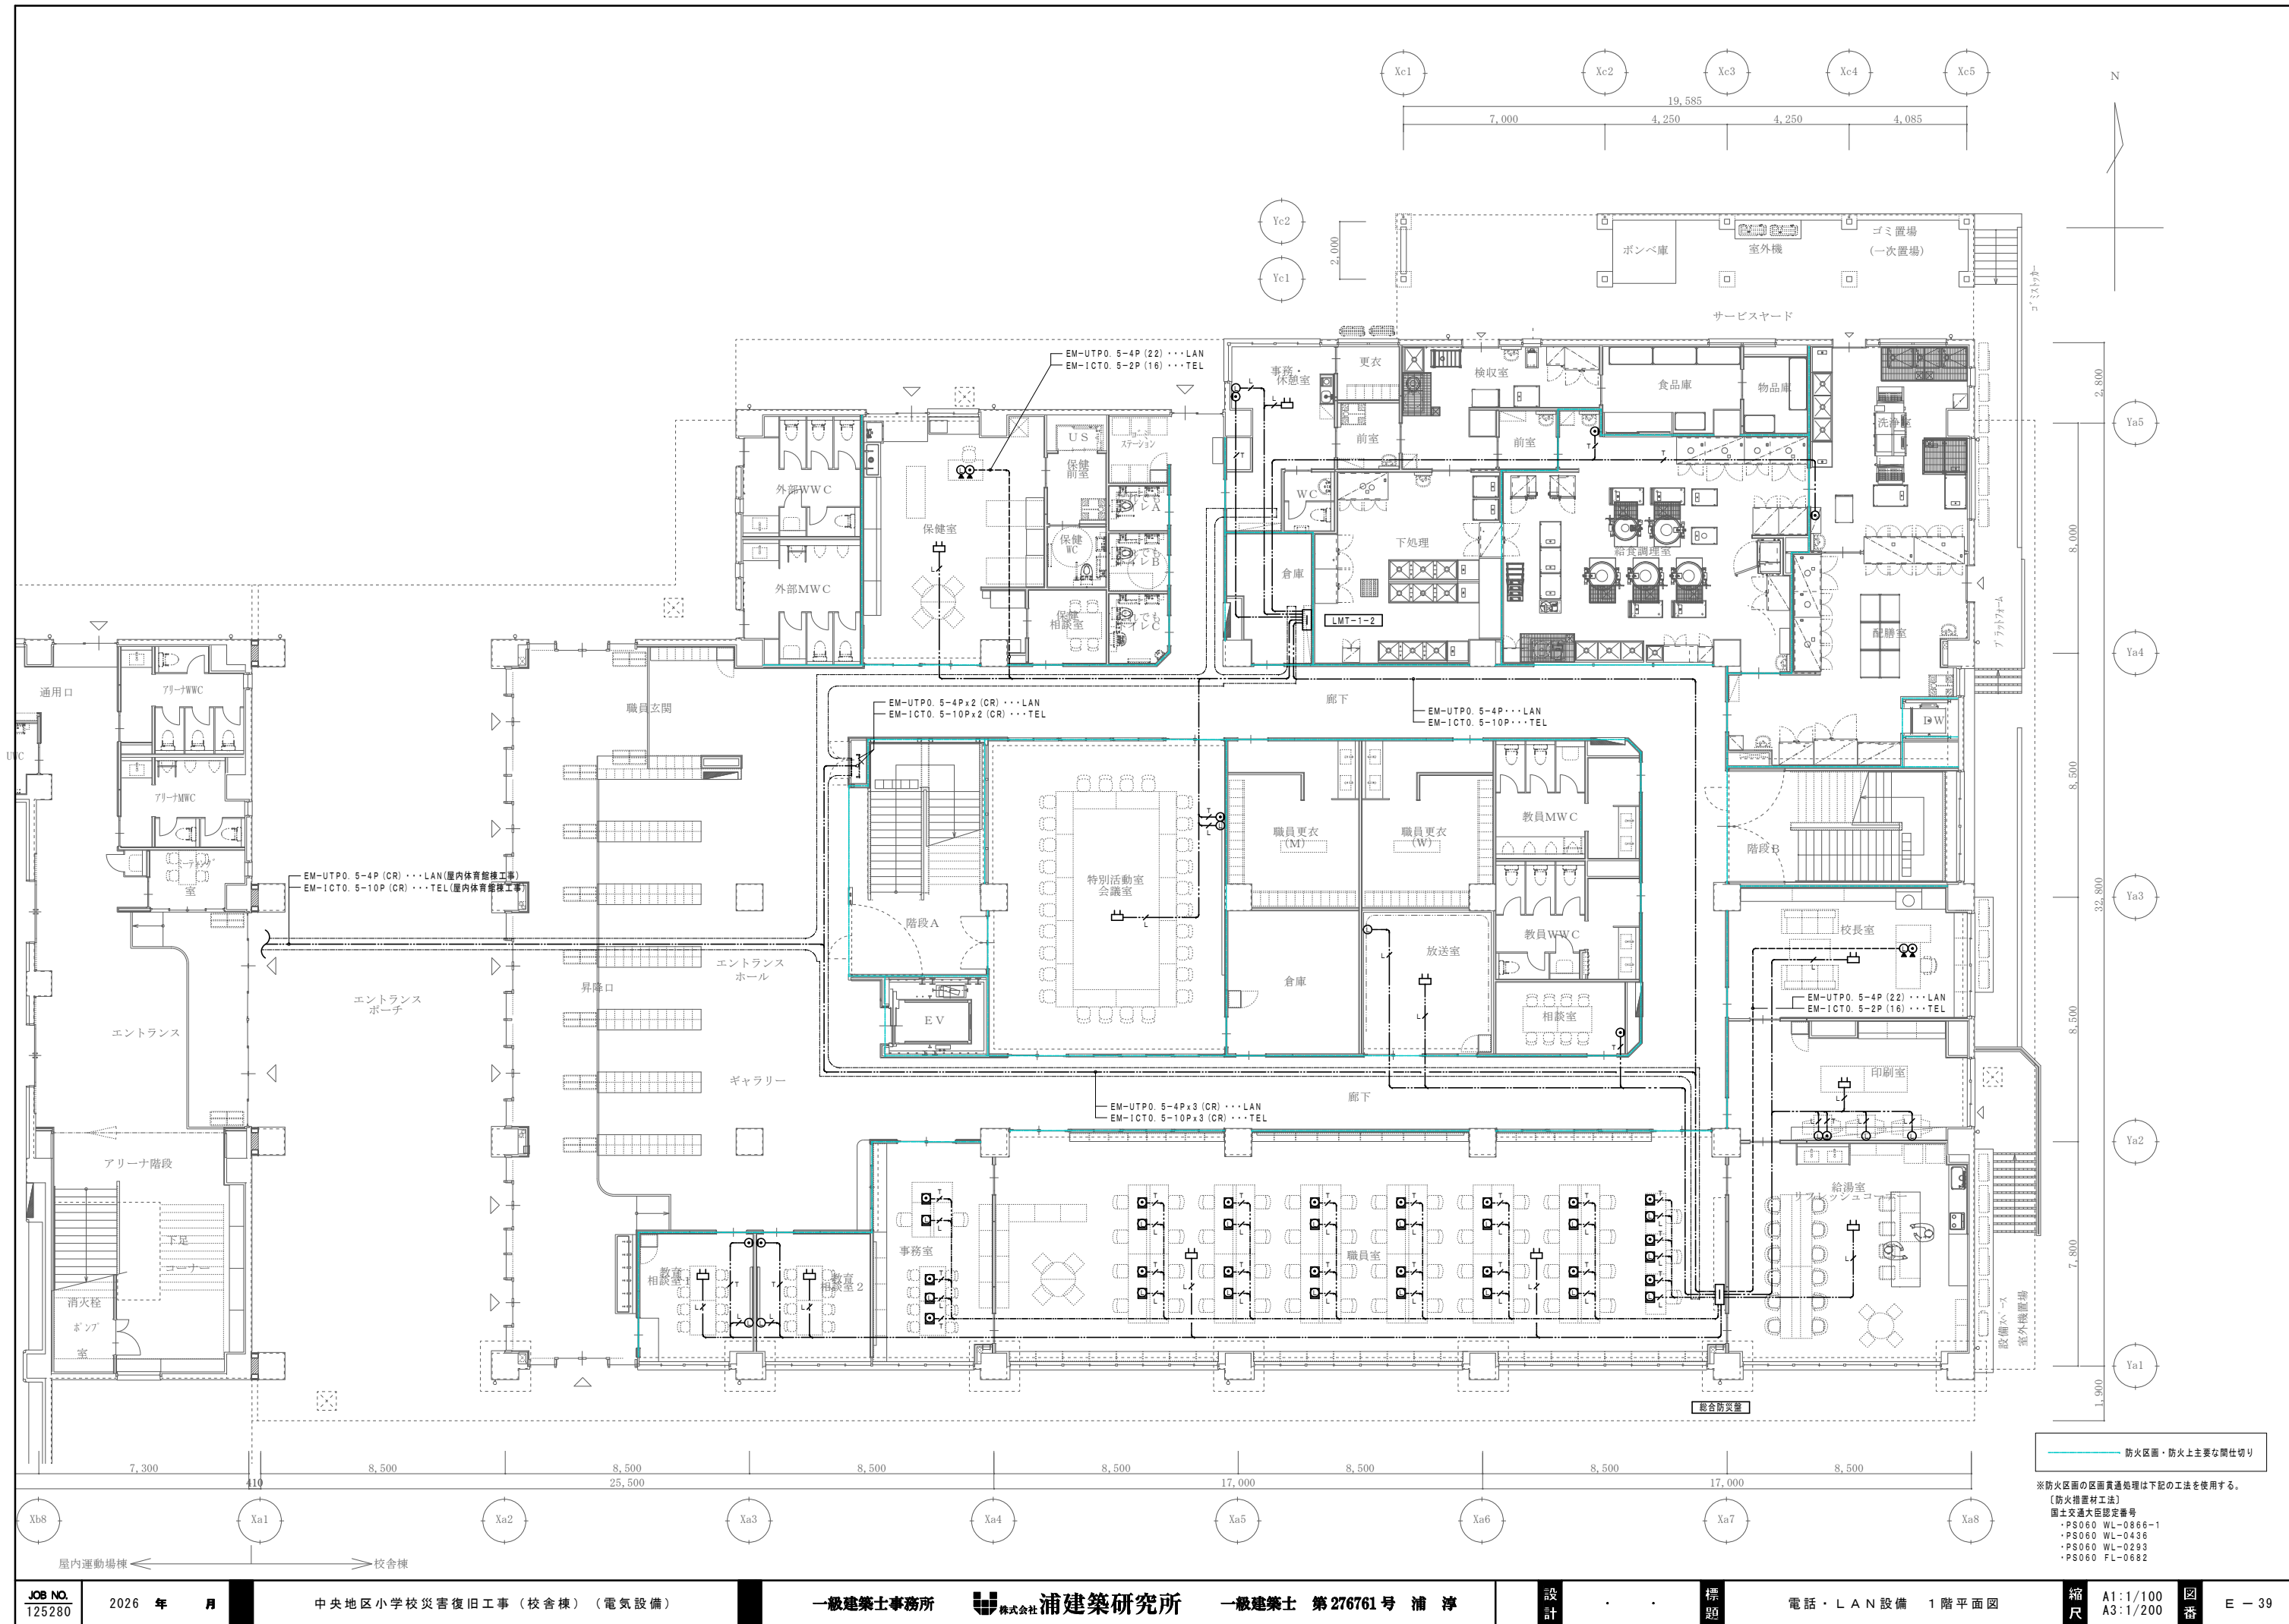

凡 例


記 号	名 称	備 考
▽	UHFブースター	40dB型
⊕	2分岐器	4K/8K放送対応
☆	4分配器	4K/8K放送対応
⊗	6分配器	4K/8K放送対応
⊙	テレビ受口	壁付 テレビ端子
⌚	親時計（4回路）	プログラムタイマー付
⌚	子時計（丸型）	壁掛型 310φ
⌚	子時計（両面型）	吊下型 400x310
⌚	子時計（防球ガード付）	壁掛型 700φ ポリカーボネート
⌚WP	子時計（屋外用）	壁掛型 700φ ポリカーボネート
☑	ブルボックス	
≡	端子盤	端子盤内表参照
—	配管配線	天井いんべい
—	配管配線	天井内転がし
注 記		
1. 特記なき配管配線は下記とする。二重天井内ケーブル転がし配線より、壁・スラブに移行する場合は電線管にて保護する事 又、防火区画貫通箇所は両側に1m突出し金属管にて保護する事		
テレビ共聴設備		
— EM-S-5C-FB (PF16) (E19)		
電気時計設備		
— EM-AE1.2-2C (PF16) (E19)		

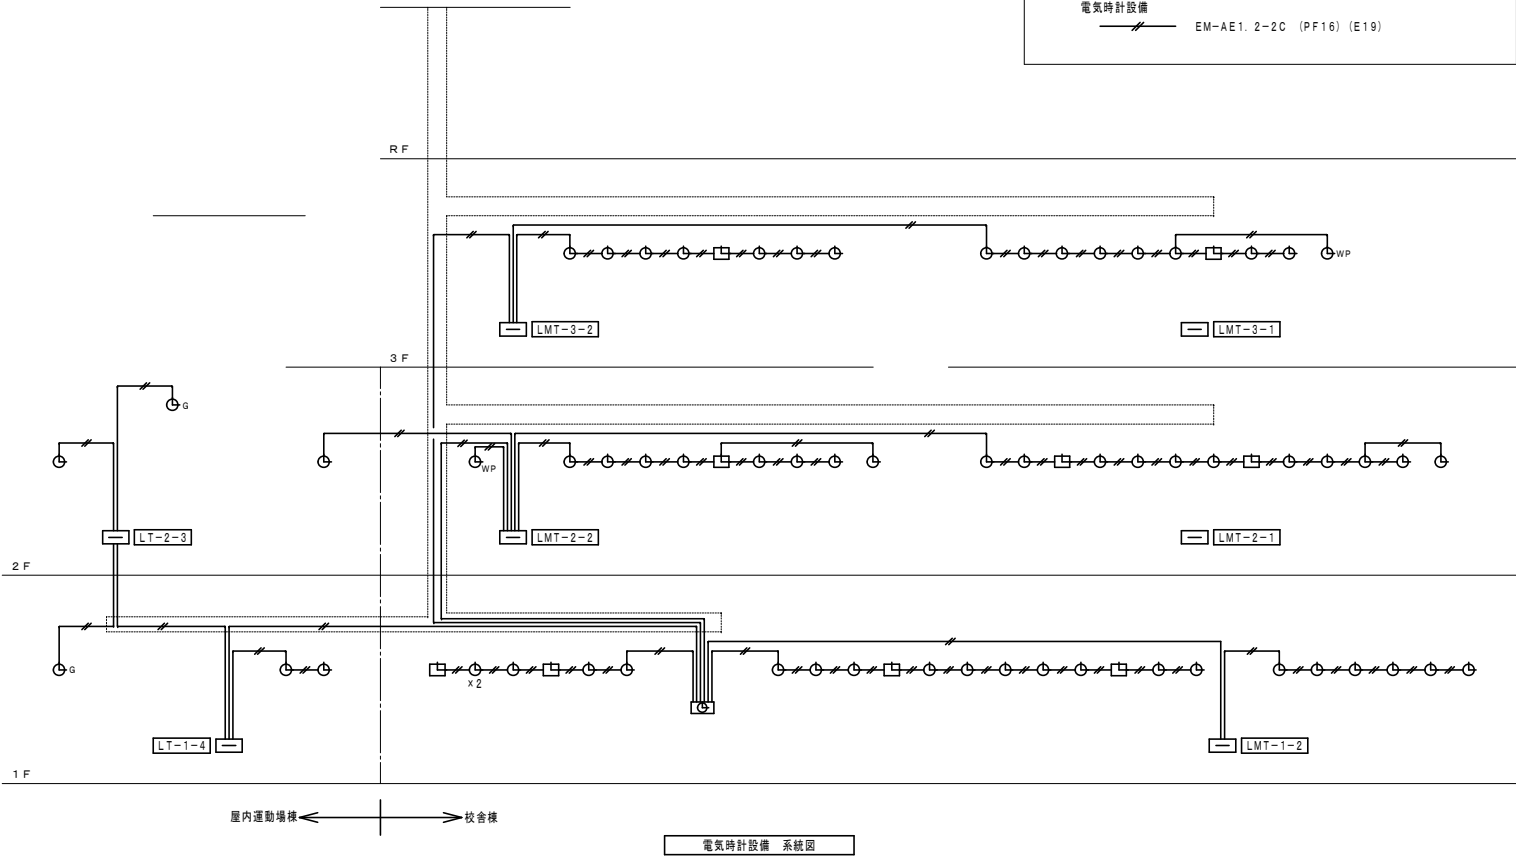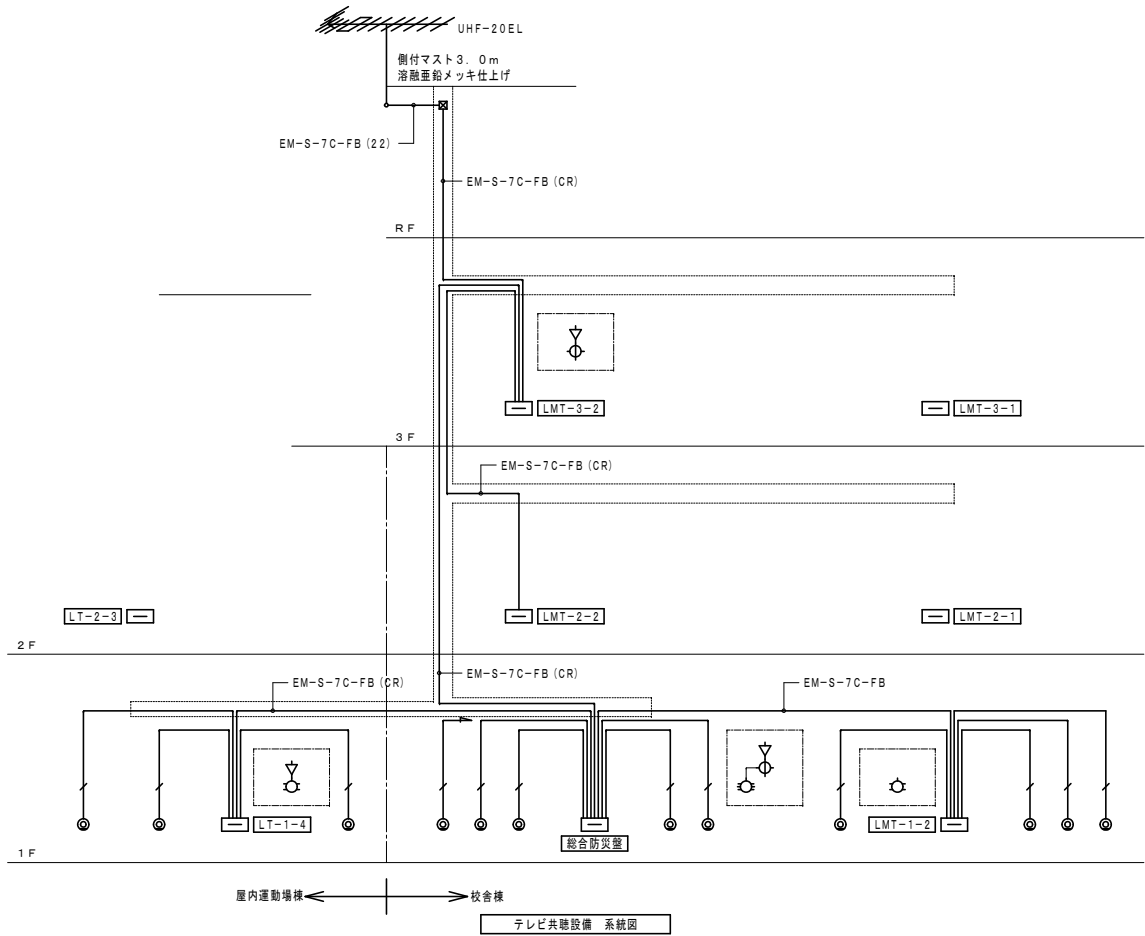

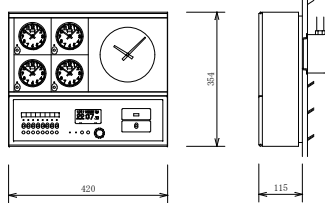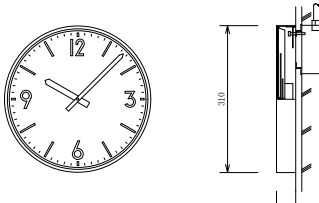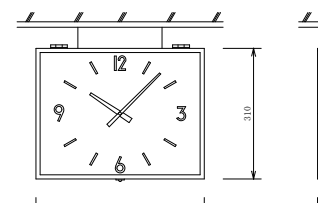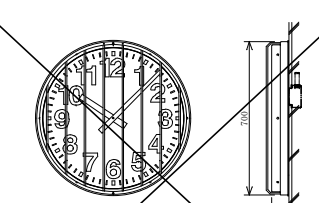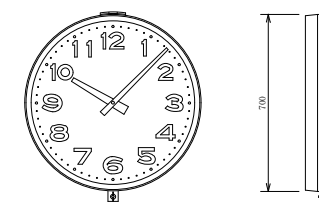
⌚ 親時計（4回路・プログラムタイマー付）	⌚ 子時計（310φ）	⌚ 子時計（両面吊下型）	⌚ 子時計（丸型：700φ、ガード付）	⌚WP 子時計（屋外用）
 チャイム装置 電子式PCM音源（7曲） 地デジコントロール装置 時刻修正精度 ±0.5秒以内 受信周波数範囲 470~770MHz（13~62ch/UHF帯） 受信感度 50dBV以上 CN比：22dB以上 時刻修正回数 1日2回（受信時刻は変更可能） タイムサーバー（地デジコントロール装置で時刻修正時に動作） ネットワークプロトコル NTPv3/v4 SNTp v3/v4	 水晶発振周波数 4194.304kHz 精度 週差±0.7秒以内（積算誤差0秒） 精度保証温度範囲 0℃~+40℃ 子時計回線出力信号 DC24V 無接点30秒有極信号 子時計出力回線数 4回線 子時計駆動数 1回線当り最大30個（1個12mA） サマータイム機能 キー及びジョグダイヤルにより設定 ただしサマータイムの修正は自動 うろう秒調整 キー及びジョグダイヤルにより設定 ただしうろう秒調整は自動 入力電源 AC100V~240V 50/60Hz 54W（最大） 停電時電源 密閉型ニッケル水素蓄電池（DC24V）内装 停電時動作時間 子時計 約30時間 時刻カウント 約5年 タイマーメモリ部 約10年 ケース ABS樹脂及び銅板製 グレー色 年間プログラムタイマー装置 設定方式 キー及びジョグダイヤルにより設定 パソコン及びUSBメモリーによる設定も可能 設定単位 1週間または1年間を1分単位 出力回路 8回路 900プログラム	 ケース 銅板製 クリーム色 文字板 アルミニウム 白色 文 字 黒色印刷 指 針 アルミニウム 黒色 ガラス 透明 2t 機 体 DC24V 有極30秒運針	 ケース 銅板製 クリーム色 文字板 アルミニウム 白色 文 字 黒色印刷 指 針 アルミニウム 黒色 ガラス ポリカーボネート 5t 機 体 DC24V 有極30秒運針 備考 防球ガード付	 ケース ステンレス製（防雨型）クリーム色 文字板 アルミニウム 白色 文 字 黒色印刷 指 針 アルミニウム 黒色 ガラス ポリカーボネート 5t 機 体 DC24V 有極30秒運針


ソーラー式φ700両面ボール型電波時計


■時計部	
ケース	SUS製 ミガキ仕上げ
文字板	アルミニウム 白色
文字	黒色
指針	アルミニウム 黒色
風防	ポリカーボネート 透明 t4
機体	DC3.6V 有極30秒遅計
■太陽電池付衛星電波アンテナ	
ケース	樹脂
太陽電池	DC5.4V 450mW
受信電波	衛星電波、L1周波数帯C/Aコード
■ボール部	
主柱	SUS製 上部φ89、下部φ140、ミガキ仕上げ
■制御部	
ケース	銅板 t1.2
蓄電部	電気二重層コンデンサ、1300F×2
■動作補償 (蓄電池 満充電時より)	
動作補償日数	約45日 (完全無日照の場合)

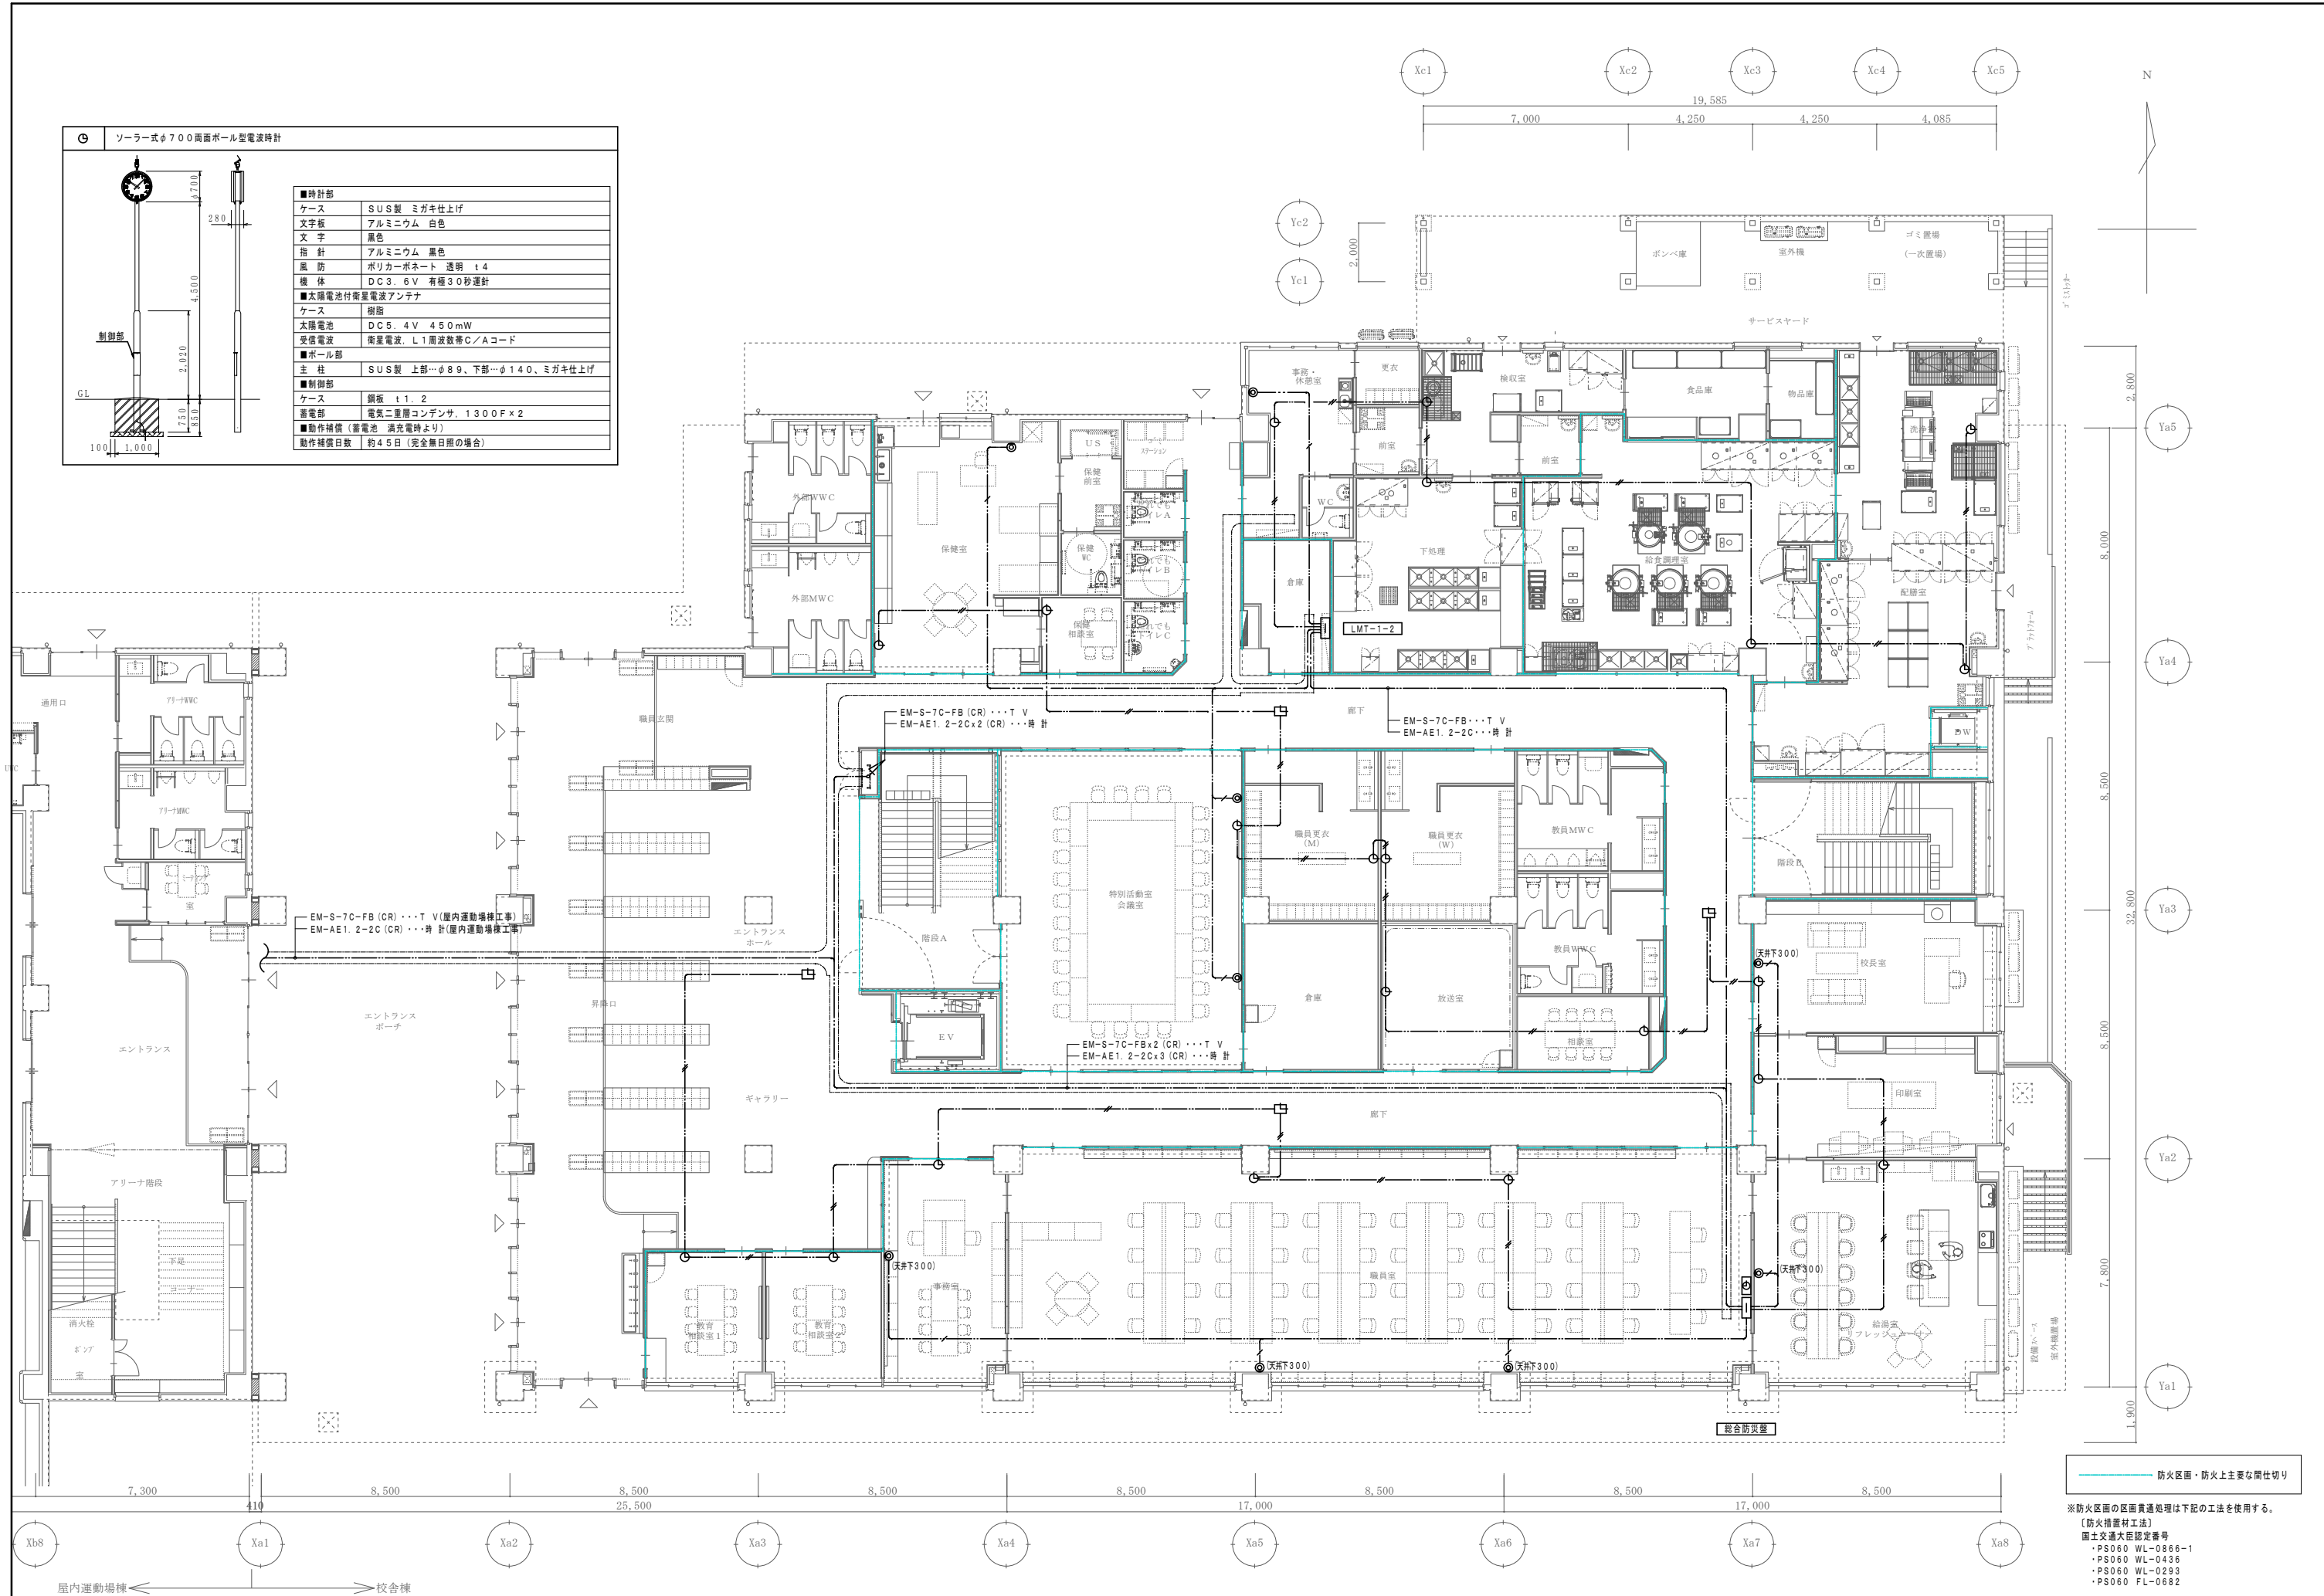



※防火区画の区画貫通処理は下記の工法を使用。
【防火措置材工法】
国土交通大臣認定番号
・PS060 WL-0866-1
・PS060 WL-0436
・PS060 WL-0293
・PS060 FL-0682

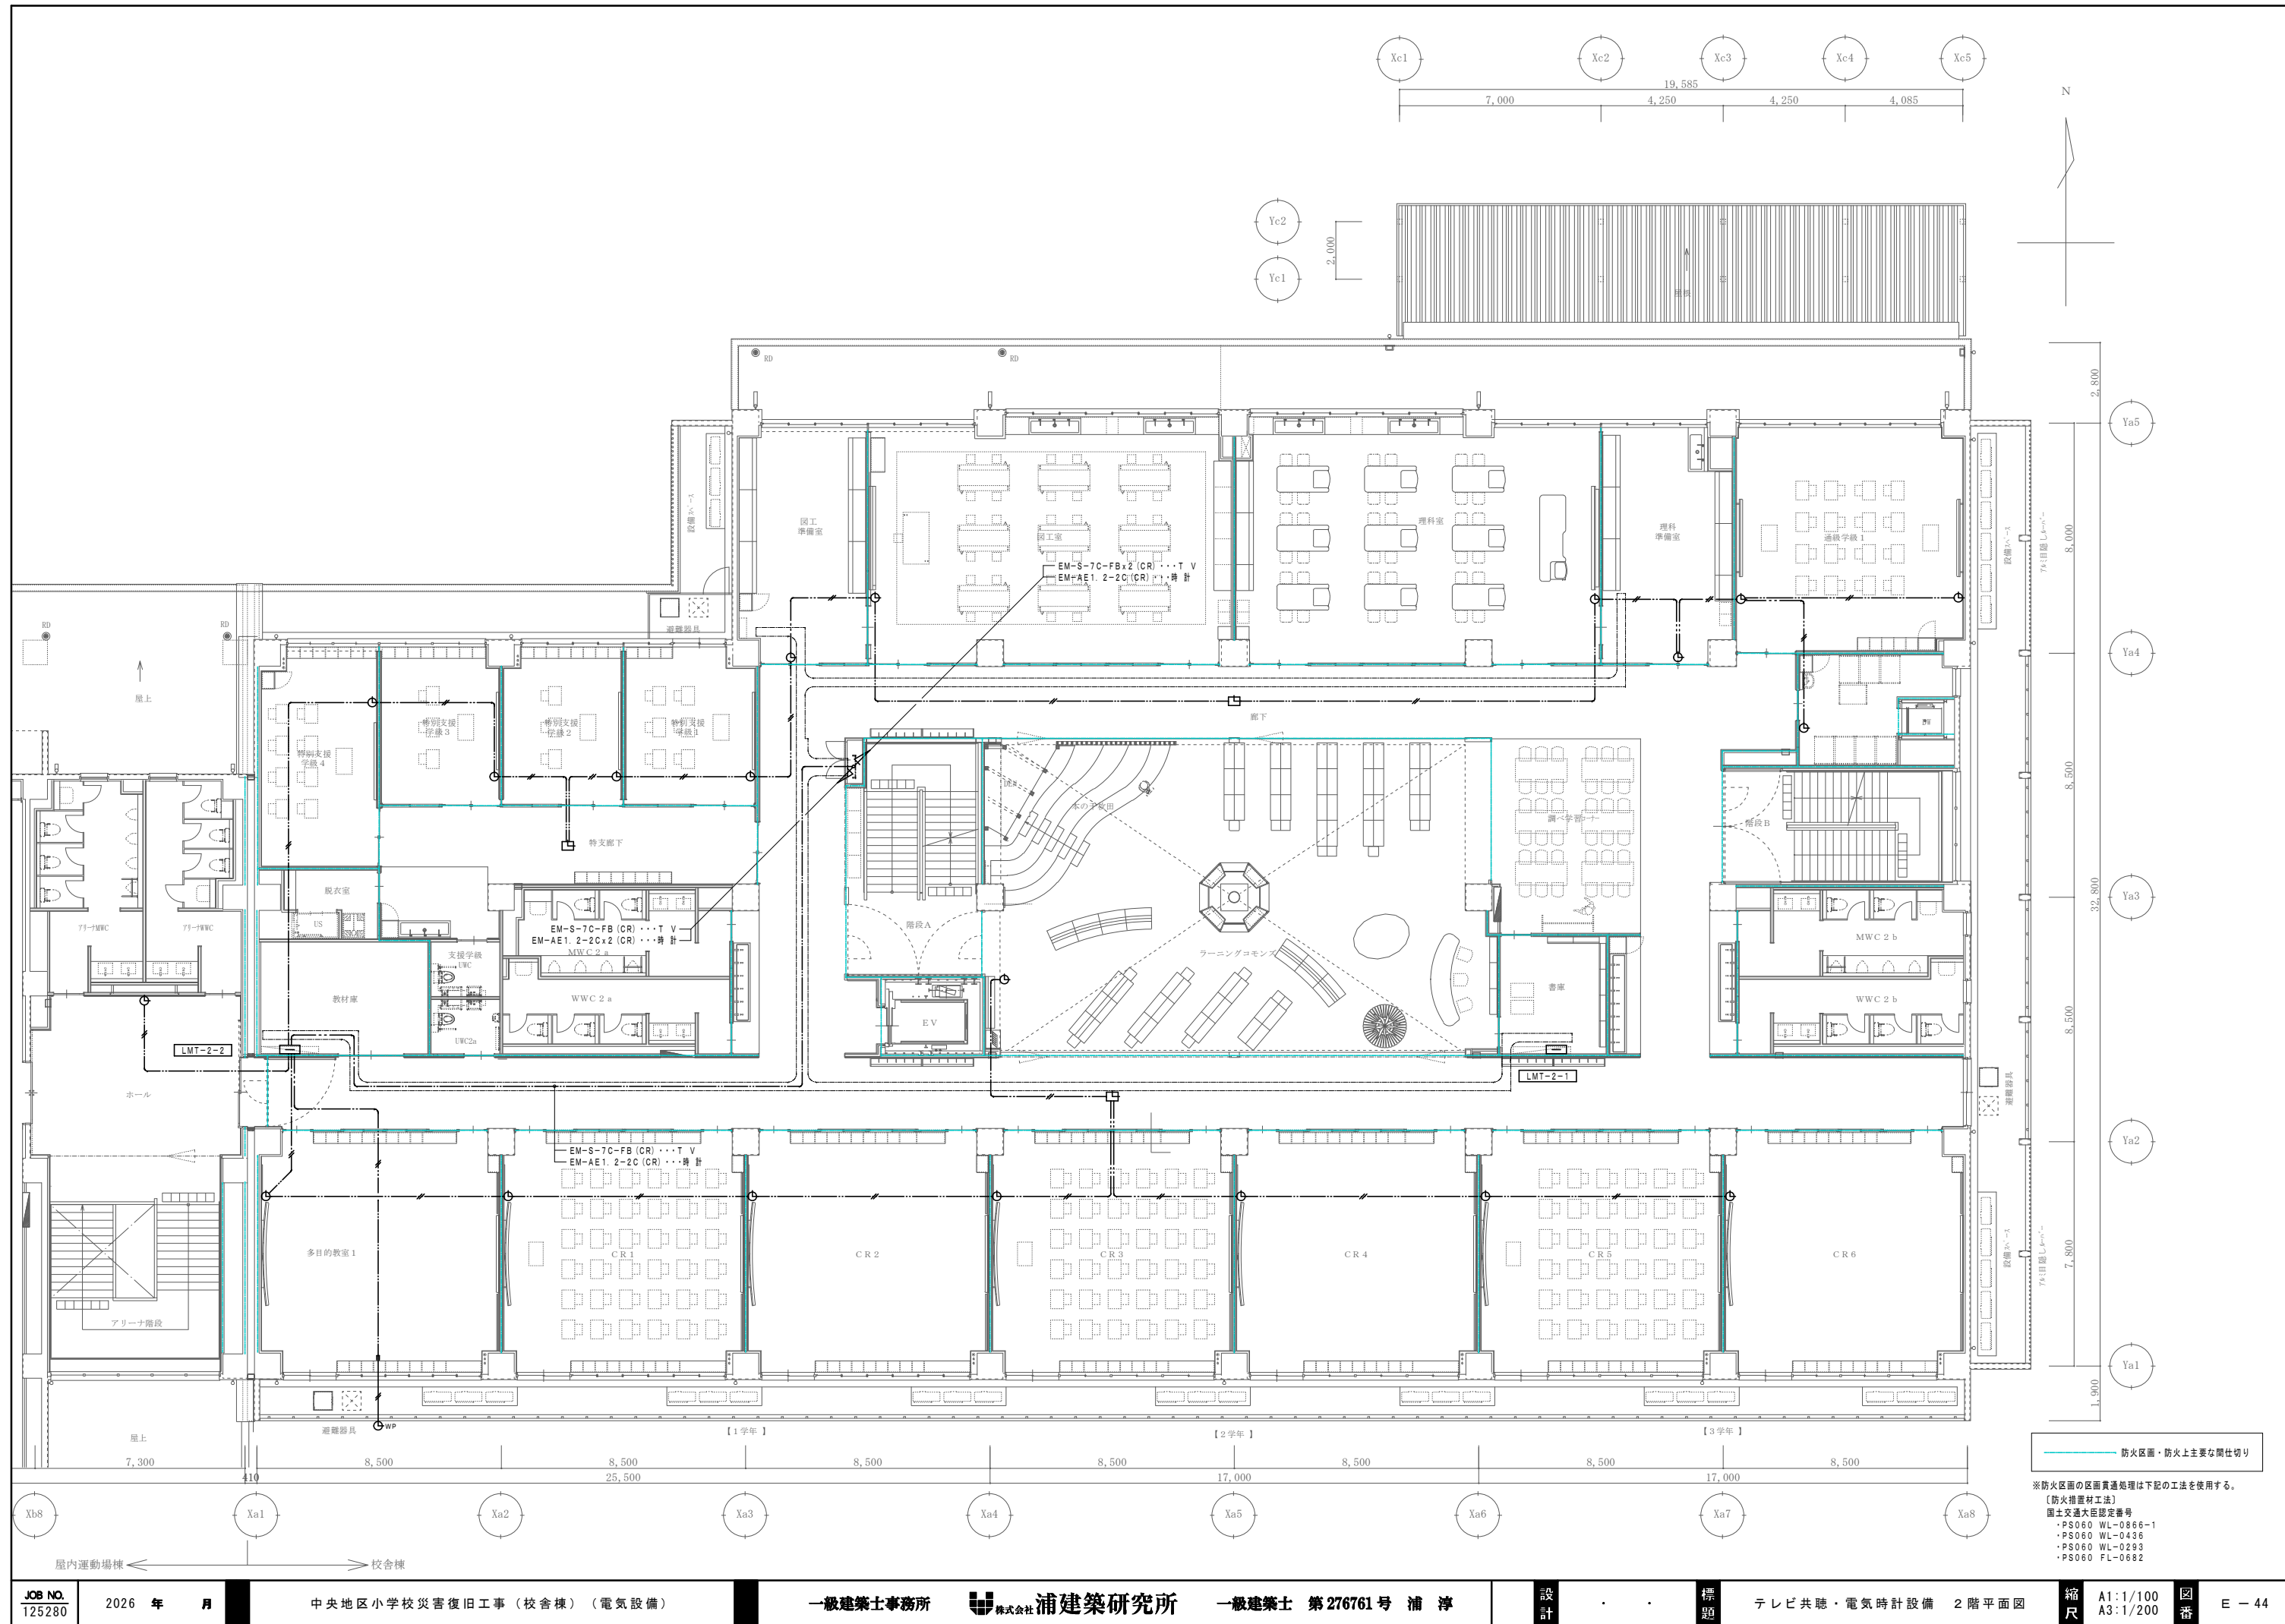

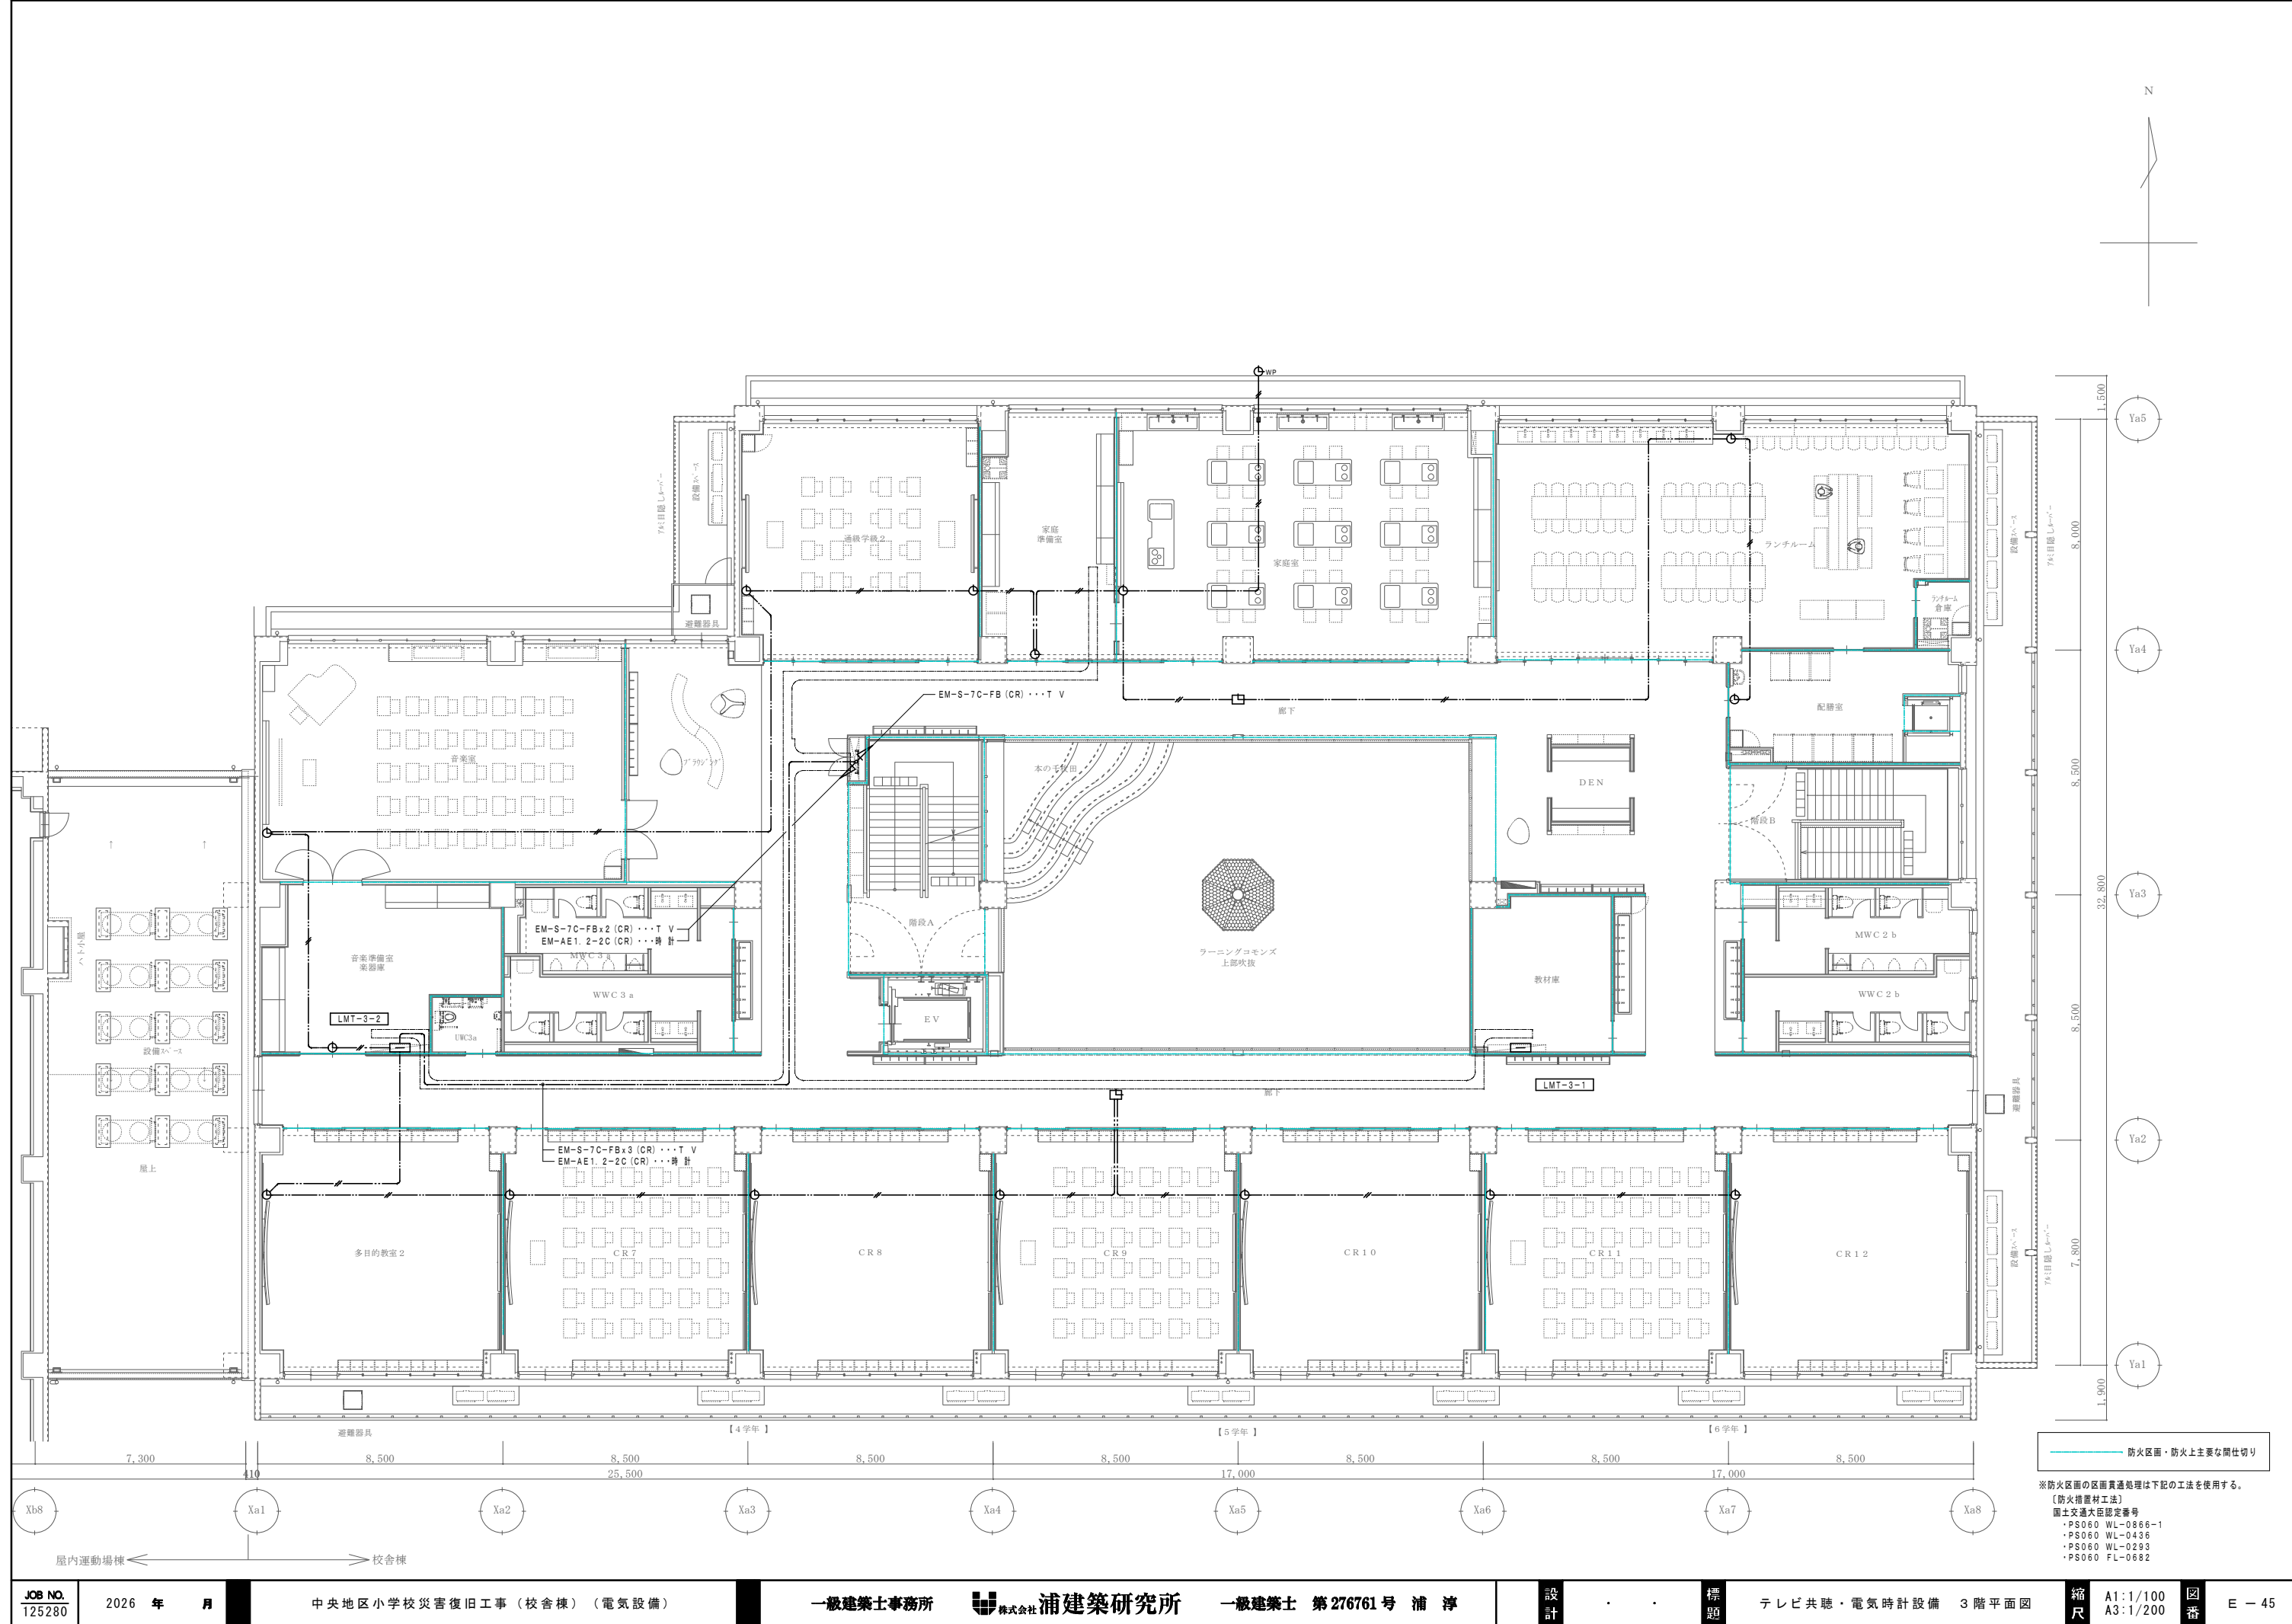

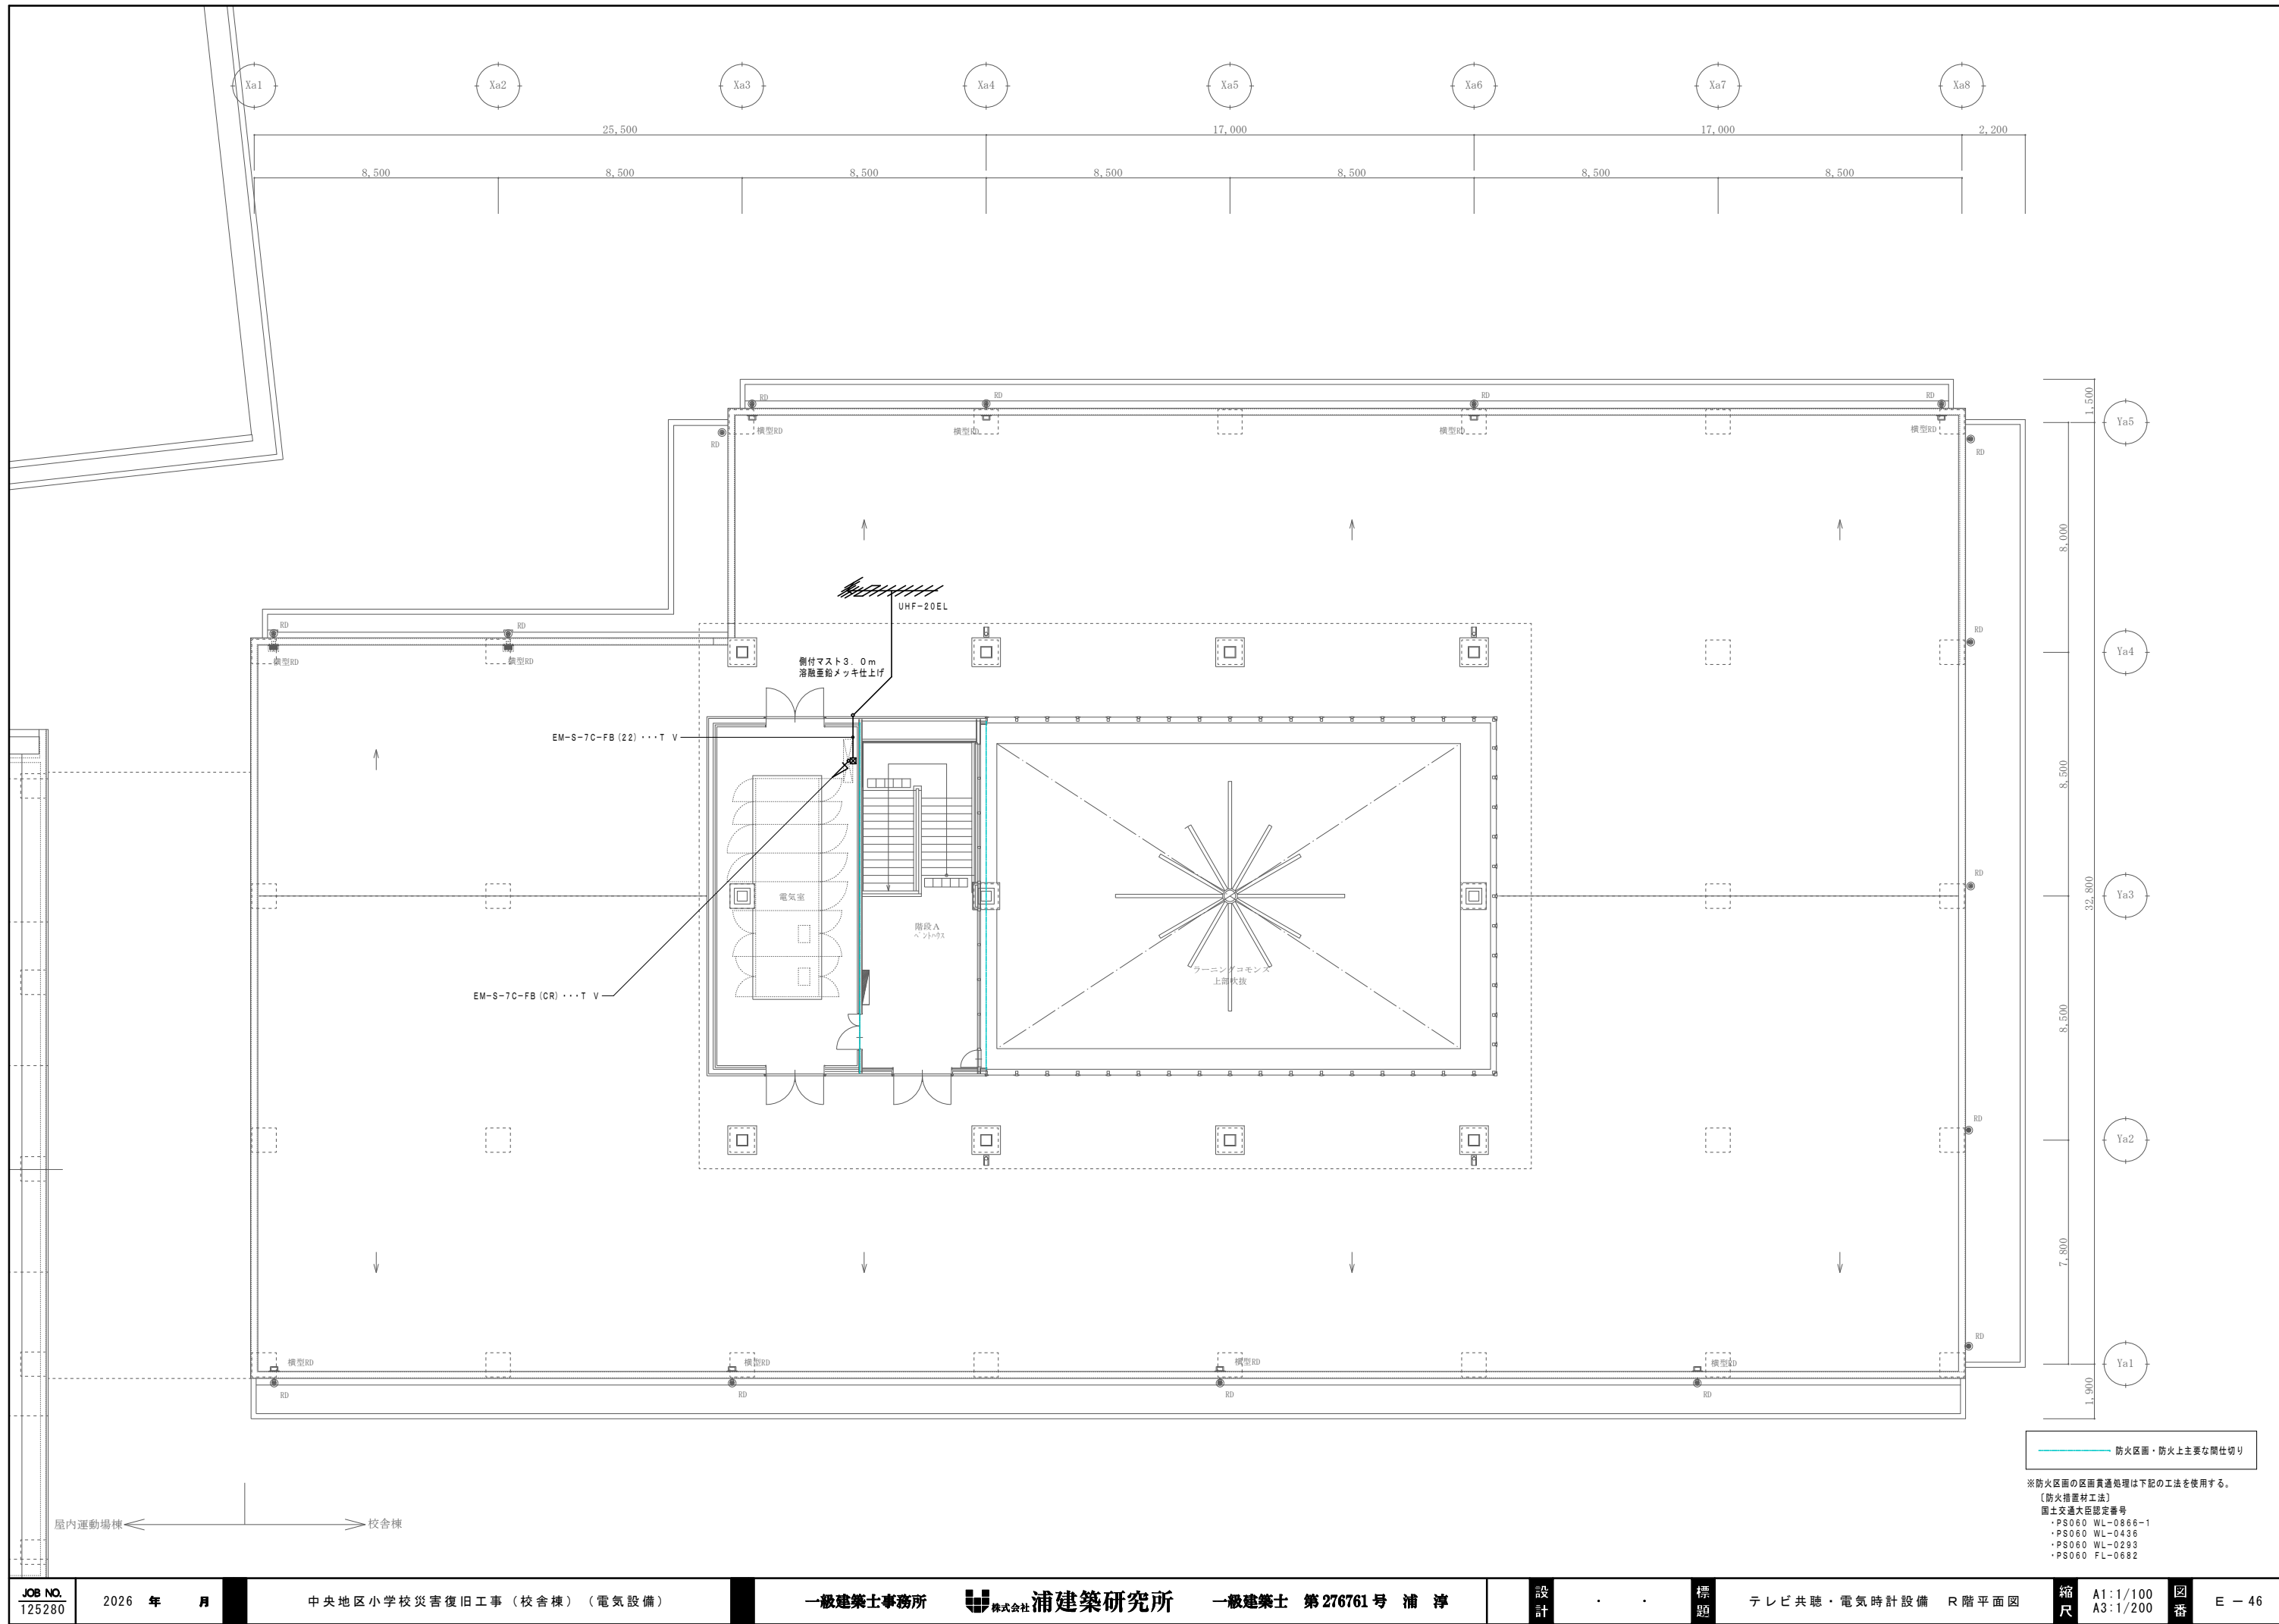

EK 電気錠制御盤（４回線）	T テンキー	テンキー制御器	O 解錠押しボタン	E 防犯インターホン親機	O 防犯インターホン子機																																																																																										
<table><tr><td>電源</td><td>AC100V 消費電力50W</td></tr><tr><td>回線数</td><td>4回線</td></tr><tr><td>制御電気錠</td><td>電気錠、電気ストライク、電磁ロック、自動扉、採風錠</td></tr><tr><td>外部入力</td><td>火災信号、インターホン制御入力、JEM-A端子</td></tr><tr><td>材質</td><td>SPPC t：1.6</td></tr><tr><td>無線通信</td><td>LTE（ソフトウェアアップデート用）</td></tr><tr><td>備考</td><td>2線変換アダプタ付き</td></tr></table>	電源	AC100V 消費電力50W	回線数	4回線	制御電気錠	電気錠、電気ストライク、電磁ロック、自動扉、採風錠	外部入力	火災信号、インターホン制御入力、JEM-A端子	材質	SPPC t：1.6	無線通信	LTE（ソフトウェアアップデート用）	備考	2線変換アダプタ付き	<table><tr><td>取付方法</td><td>壁面埋込取付</td></tr><tr><td>材 質</td><td>パネル部：強化ガラス 本体/カバー：ASA樹脂</td></tr><tr><td>防水性能</td><td>JIS C0920保護等級5（防噴流形）相当</td></tr><tr><td>数字表示部</td><td>LED 数字位置可変表示</td></tr><tr><td>電 源</td><td>テンキー制御器より供給</td></tr></table>	取付方法	壁面埋込取付	材 質	パネル部：強化ガラス 本体/カバー：ASA樹脂	防水性能	JIS C0920保護等級5（防噴流形）相当	数字表示部	LED 数字位置可変表示	電 源	テンキー制御器より供給	<table><tr><td>取付方法</td><td>屋内壁面埋込取付</td></tr><tr><td>材質</td><td>ASA樹脂</td></tr><tr><td>管理ゲート</td><td>1ゲート（ゲート両面テンキー可能）</td></tr><tr><td>外部入出力</td><td>照合結果出力：無電圧aまたはb接点 テンキー停止入力：無電圧aまたはb接点</td></tr><tr><td>電源</td><td>AC100V 50/60Hz 1.5W</td></tr></table>	取付方法	屋内壁面埋込取付	材質	ASA樹脂	管理ゲート	1ゲート（ゲート両面テンキー可能）	外部入出力	照合結果出力：無電圧aまたはb接点 テンキー停止入力：無電圧aまたはb接点	電源	AC100V 50/60Hz 1.5W	<table><tr><td>定格</td><td>30V 0.1A 適用電圧範囲：5V～30V 適用電流範囲：0.1mA～0.1A</td></tr><tr><td>結線方法</td><td>リード線式</td></tr><tr><td>備考</td><td>JIS防湿型</td></tr><tr><td>適合ボックス</td><td>1個用スイッチボックス ミニぬりしろカバー</td></tr></table>	定格	30V 0.1A 適用電圧範囲：5V～30V 適用電流範囲：0.1mA～0.1A	結線方法	リード線式	備考	JIS防湿型	適合ボックス	1個用スイッチボックス ミニぬりしろカバー	<table><tr><td>電源電圧</td><td>AC100V 50/60Hz</td></tr><tr><td>回線数</td><td>40回線</td></tr><tr><td>通話方式</td><td>受話器による同時通話</td></tr><tr><td>形 状</td><td>据置・壁取付両用型</td></tr><tr><td>材 質</td><td>パネル：自己消火性樹脂 シャーシー：普通鋼板</td></tr></table>	電源電圧	AC100V 50/60Hz	回線数	40回線	通話方式	受話器による同時通話	形 状	据置・壁取付両用型	材 質	パネル：自己消火性樹脂 シャーシー：普通鋼板	<table><tr><td>電源電圧</td><td>親機から供給</td></tr><tr><td>通話方式</td><td>受話器による同時通話</td></tr><tr><td>形状</td><td>据置・壁取付両用型</td></tr><tr><td>材質</td><td>樹脂</td></tr></table>	電源電圧	親機から供給	通話方式	受話器による同時通話	形状	据置・壁取付両用型	材質	樹脂																														
電源	AC100V 消費電力50W																																																																																														
回線数	4回線																																																																																														
制御電気錠	電気錠、電気ストライク、電磁ロック、自動扉、採風錠																																																																																														
外部入力	火災信号、インターホン制御入力、JEM-A端子																																																																																														
材質	SPPC t：1.6																																																																																														
無線通信	LTE（ソフトウェアアップデート用）																																																																																														
備考	2線変換アダプタ付き																																																																																														
取付方法	壁面埋込取付																																																																																														
材 質	パネル部：強化ガラス 本体/カバー：ASA樹脂																																																																																														
防水性能	JIS C0920保護等級5（防噴流形）相当																																																																																														
数字表示部	LED 数字位置可変表示																																																																																														
電 源	テンキー制御器より供給																																																																																														
取付方法	屋内壁面埋込取付																																																																																														
材質	ASA樹脂																																																																																														
管理ゲート	1ゲート（ゲート両面テンキー可能）																																																																																														
外部入出力	照合結果出力：無電圧aまたはb接点 テンキー停止入力：無電圧aまたはb接点																																																																																														
電源	AC100V 50/60Hz 1.5W																																																																																														
定格	30V 0.1A 適用電圧範囲：5V～30V 適用電流範囲：0.1mA～0.1A																																																																																														
結線方法	リード線式																																																																																														
備考	JIS防湿型																																																																																														
適合ボックス	1個用スイッチボックス ミニぬりしろカバー																																																																																														
電源電圧	AC100V 50/60Hz																																																																																														
回線数	40回線																																																																																														
通話方式	受話器による同時通話																																																																																														
形 状	据置・壁取付両用型																																																																																														
材 質	パネル：自己消火性樹脂 シャーシー：普通鋼板																																																																																														
電源電圧	親機から供給																																																																																														
通話方式	受話器による同時通話																																																																																														
形状	据置・壁取付両用型																																																																																														
材質	樹脂																																																																																														
I 来客用インターホン親機	O 来客用インターホン副親機	O ドアホン子機	F 光るスピーカー	LA ステージ用インターホン親機	LB ステージ用インターホン副親機																																																																																										
<table><tr><td>電源電圧</td><td>AC100V 50/60Hz</td></tr><tr><td>モニター</td><td>7型TFTカラー液晶</td></tr><tr><td>通話方式</td><td>拡声自動交互通話/プレストーク通話</td></tr><tr><td>録画機能</td><td>自動・手動録画、再生、保存</td></tr><tr><td>付帯機能</td><td>電気錠操作・非常警報表示</td></tr><tr><td>形 状</td><td>壁取付型（JIS2個用または3個用スイッチボックス）</td></tr><tr><td>材 質</td><td>本体：自己消火性樹脂、アクリルパネル部：難燃性樹脂</td></tr></table>	電源電圧	AC100V 50/60Hz	モニター	7型TFTカラー液晶	通話方式	拡声自動交互通話/プレストーク通話	録画機能	自動・手動録画、再生、保存	付帯機能	電気錠操作・非常警報表示	形 状	壁取付型（JIS2個用または3個用スイッチボックス）	材 質	本体：自己消火性樹脂、アクリルパネル部：難燃性樹脂	<table><tr><td>電源電圧</td><td>AC100V 50/60Hz</td></tr><tr><td>モニター</td><td>7型TFTカラー液晶</td></tr><tr><td>通話方式</td><td>拡声自動交互通話/プレストーク通話</td></tr><tr><td>録画機能</td><td>自動・手動録画、再生、保存</td></tr><tr><td>形状</td><td>壁取付型（JIS2個用または3個用スイッチボックス）</td></tr><tr><td>材質</td><td>本体：自己消火性樹脂、アクリルパネル部：難燃性樹脂</td></tr></table>	電源電圧	AC100V 50/60Hz	モニター	7型TFTカラー液晶	通話方式	拡声自動交互通話/プレストーク通話	録画機能	自動・手動録画、再生、保存	形状	壁取付型（JIS2個用または3個用スイッチボックス）	材質	本体：自己消火性樹脂、アクリルパネル部：難燃性樹脂	<table><tr><td>電源電圧</td><td>モニター付親機から供給</td></tr><tr><td>形状</td><td>壁取付型（JIS1個用スイッチボックス）</td></tr><tr><td>材質</td><td>自己消火性樹脂</td></tr><tr><td>カメラ</td><td>1/4型カラーCMOS</td></tr><tr><td>通話方式</td><td>自動交互通話</td></tr><tr><td>備考</td><td>防塵・防まつ形（JIS C 0920 IP54 相当）</td></tr></table>	電源電圧	モニター付親機から供給	形状	壁取付型（JIS1個用スイッチボックス）	材質	自己消火性樹脂	カメラ	1/4型カラーCMOS	通話方式	自動交互通話	備考	防塵・防まつ形（JIS C 0920 IP54 相当）	<table><tr><td>定格</td><td>電源電圧 AC100V 50～60Hz 消費電力 待機時3W、鳴動時6W 4万回鳴動または、点滅動作100時間</td></tr><tr><td>寿命</td><td>キセノンランプのフラッシュ光</td></tr><tr><td>光出力</td><td>樹脂</td></tr><tr><td>形状</td><td>適合ボックス 1こ用スイッチボックス</td></tr></table>	定格	電源電圧 AC100V 50～60Hz 消費電力 待機時3W、鳴動時6W 4万回鳴動または、点滅動作100時間	寿命	キセノンランプのフラッシュ光	光出力	樹脂	形状	適合ボックス 1こ用スイッチボックス	<table><tr><td>電源電圧</td><td>AC100V 50/60Hz</td></tr><tr><td>通話方式</td><td>受話器による同時通話</td></tr><tr><td>形状</td><td>露出形（JIS1個用スイッチボックス）</td></tr><tr><td>材質</td><td>樹脂</td></tr><tr><td>備考</td><td>電気錠開錠ボタン付き</td></tr></table>	電源電圧	AC100V 50/60Hz	通話方式	受話器による同時通話	形状	露出形（JIS1個用スイッチボックス）	材質	樹脂	備考	電気錠開錠ボタン付き	<table><tr><td>電源電圧</td><td>親機から供給</td></tr><tr><td>通話方式</td><td>受話器による同時通話</td></tr><tr><td>形状</td><td>露出形（JIS1個用スイッチボックス）</td></tr><tr><td>材質</td><td>樹脂</td></tr><tr><td>備考</td><td>電気錠開錠ボタン付き</td></tr></table>	電源電圧	親機から供給	通話方式	受話器による同時通話	形状	露出形（JIS1個用スイッチボックス）	材質	樹脂	備考	電気錠開錠ボタン付き																								
電源電圧	AC100V 50/60Hz																																																																																														
モニター	7型TFTカラー液晶																																																																																														
通話方式	拡声自動交互通話/プレストーク通話																																																																																														
録画機能	自動・手動録画、再生、保存																																																																																														
付帯機能	電気錠操作・非常警報表示																																																																																														
形 状	壁取付型（JIS2個用または3個用スイッチボックス）																																																																																														
材 質	本体：自己消火性樹脂、アクリルパネル部：難燃性樹脂																																																																																														
電源電圧	AC100V 50/60Hz																																																																																														
モニター	7型TFTカラー液晶																																																																																														
通話方式	拡声自動交互通話/プレストーク通話																																																																																														
録画機能	自動・手動録画、再生、保存																																																																																														
形状	壁取付型（JIS2個用または3個用スイッチボックス）																																																																																														
材質	本体：自己消火性樹脂、アクリルパネル部：難燃性樹脂																																																																																														
電源電圧	モニター付親機から供給																																																																																														
形状	壁取付型（JIS1個用スイッチボックス）																																																																																														
材質	自己消火性樹脂																																																																																														
カメラ	1/4型カラーCMOS																																																																																														
通話方式	自動交互通話																																																																																														
備考	防塵・防まつ形（JIS C 0920 IP54 相当）																																																																																														
定格	電源電圧 AC100V 50～60Hz 消費電力 待機時3W、鳴動時6W 4万回鳴動または、点滅動作100時間																																																																																														
寿命	キセノンランプのフラッシュ光																																																																																														
光出力	樹脂																																																																																														
形状	適合ボックス 1こ用スイッチボックス																																																																																														
電源電圧	AC100V 50/60Hz																																																																																														
通話方式	受話器による同時通話																																																																																														
形状	露出形（JIS1個用スイッチボックス）																																																																																														
材質	樹脂																																																																																														
備考	電気錠開錠ボタン付き																																																																																														
電源電圧	親機から供給																																																																																														
通話方式	受話器による同時通話																																																																																														
形状	露出形（JIS1個用スイッチボックス）																																																																																														
材質	樹脂																																																																																														
備考	電気錠開錠ボタン付き																																																																																														
ITV 21型液晶モニター	ITV デジタルレコーダー（8局8TB）	ITV カメラ電源部（8台用）	監視カメラ（屋外用）	監視カメラ（耐衝撃ドーム型）	監視カメラ（壁付金具付）																																																																																										
校舎棟：1台 既設体育館カメラ用：1台 <table><tr><td>電源</td><td>AC100V 50/60Hz</td></tr><tr><td>液晶パネル</td><td>21.5型ワイド TN（アンチグレア）</td></tr><tr><td>画素数（水平×垂直）</td><td>1920×1080</td></tr><tr><td>モニター可動範囲</td><td>チルト：上20°～下26°、スワイベル：左右20°</td></tr><tr><td>入出力</td><td>映像入力×3、音声入力×2、音声出力×1</td></tr><tr><td>その他</td><td>スピーカー内蔵、壁取付金具付</td></tr></table>	電源	AC100V 50/60Hz	液晶パネル	21.5型ワイド TN（アンチグレア）	画素数（水平×垂直）	1920×1080	モニター可動範囲	チルト：上20°～下26°、スワイベル：左右20°	入出力	映像入力×3、音声入力×2、音声出力×1	その他	スピーカー内蔵、壁取付金具付	<table><tr><td>電源</td><td>AC100V 50/60Hz</td></tr><tr><td>画像圧縮方式</td><td>H.265（HEVC）/H.264（MPEG-4）</td></tr><tr><td>画像サイズ（解像度）</td><td>2560×1440他</td></tr><tr><td>入力</td><td>映像×8、音声×8、センサー×8、制御×3</td></tr><tr><td>出力</td><td>スルー映像×8、HDMI、アナログRGB、音声</td></tr><tr><td>記録メディア</td><td>SATA ハードディスク 8TB（4TB×2）</td></tr><tr><td>画面表示</td><td>1画面、4/6/9分割、シーケンス、他</td></tr><tr><td>総線画レート</td><td>最大：240ips</td></tr><tr><td>ネットワークソフト</td><td>最大64台のデジタルレコーダー監視可</td></tr><tr><td>その他</td><td>プリ・ポスト・緊急録画、モーション検知、メール送信、 調時、コンビネーションカメラ制御、Webサーバー、 バックアップ、スマートフォン監視、ミラーリング</td></tr></table>	電源	AC100V 50/60Hz	画像圧縮方式	H.265（HEVC）/H.264（MPEG-4）	画像サイズ（解像度）	2560×1440他	入力	映像×8、音声×8、センサー×8、制御×3	出力	スルー映像×8、HDMI、アナログRGB、音声	記録メディア	SATA ハードディスク 8TB（4TB×2）	画面表示	1画面、4/6/9分割、シーケンス、他	総線画レート	最大：240ips	ネットワークソフト	最大64台のデジタルレコーダー監視可	その他	プリ・ポスト・緊急録画、モーション検知、メール送信、 調時、コンビネーションカメラ制御、Webサーバー、 バックアップ、スマートフォン監視、ミラーリング	<table><tr><td>電源</td><td>AC100V 50/60Hz</td></tr><tr><td>カメラ入力</td><td>8系統 AHD3.0/2.0/NTSC信号</td></tr><tr><td>映像出力</td><td>8系統 AHD3.0/2.0/NTSC信号</td></tr><tr><td>カメラ電源供給</td><td>定電圧電圧伝送方式（NTSCカメラ/AHDカメラ）</td></tr><tr><td>カメラ延長距離</td><td>最大800m（7C～2V） 最大500m（5C～2V） 最大200m（3C～2V）</td></tr></table>	電源	AC100V 50/60Hz	カメラ入力	8系統 AHD3.0/2.0/NTSC信号	映像出力	8系統 AHD3.0/2.0/NTSC信号	カメラ電源供給	定電圧電圧伝送方式（NTSCカメラ/AHDカメラ）	カメラ延長距離	最大800m（7C～2V） 最大500m（5C～2V） 最大200m（3C～2V）	<table><tr><td>電源</td><td>カメラ電源部からDC電源供給（定電圧）又はDC12V</td></tr><tr><td>撮像素子</td><td>1/2.8型CMOS 514万画素</td></tr><tr><td>AHD信号フォーマット</td><td>2560x1440 30p</td></tr><tr><td>最低被写体照度</td><td>01x（ナイトモード時）</td></tr><tr><td>防塵・防水性能</td><td>IP66 親水コート付透明カバー</td></tr><tr><td>パリアフォーカルレンズ</td><td>3倍電動（f=3.2～9.9mm）</td></tr><tr><td>画角</td><td>水平：98°～29.732°、垂直：52°～16.7°</td></tr><tr><td>その他</td><td>デイナイト、E-WDR、逆光補正、 赤外LED照射距離：約30m</td></tr></table>	電源	カメラ電源部からDC電源供給（定電圧）又はDC12V	撮像素子	1/2.8型CMOS 514万画素	AHD信号フォーマット	2560x1440 30p	最低被写体照度	01x（ナイトモード時）	防塵・防水性能	IP66 親水コート付透明カバー	パリアフォーカルレンズ	3倍電動（f=3.2～9.9mm）	画角	水平：98°～29.732°、垂直：52°～16.7°	その他	デイナイト、E-WDR、逆光補正、 赤外LED照射距離：約30m	<table><tr><td>電源</td><td>カメラ電源部からDC電源供給（定電圧）又はDC12V</td></tr><tr><td>撮像素子</td><td>1/2.8型CMOS 514万画素</td></tr><tr><td>AHD信号フォーマット</td><td>2560x1440 30p</td></tr><tr><td>最低被写体照度</td><td>01x（ナイトモード時）</td></tr><tr><td>防塵・防水性能</td><td>IP66 親水コート（ドームカバー部）</td></tr><tr><td>耐衝撃性能</td><td>50J</td></tr><tr><td>パリアフォーカルレンズ</td><td>3倍電動（f=3.2～9.9mm）</td></tr><tr><td>画角</td><td>水平：98°～29.7°、垂直：52°～16.7°</td></tr><tr><td>その他</td><td>デイナイト、E-WDR、逆光補正、耐衝撃性能：50J 赤外LED照射距離：約30m</td></tr></table>	電源	カメラ電源部からDC電源供給（定電圧）又はDC12V	撮像素子	1/2.8型CMOS 514万画素	AHD信号フォーマット	2560x1440 30p	最低被写体照度	01x（ナイトモード時）	防塵・防水性能	IP66 親水コート（ドームカバー部）	耐衝撃性能	50J	パリアフォーカルレンズ	3倍電動（f=3.2～9.9mm）	画角	水平：98°～29.7°、垂直：52°～16.7°	その他	デイナイト、E-WDR、逆光補正、耐衝撃性能：50J 赤外LED照射距離：約30m	<table><tr><td>電源</td><td>AHDドライブユニットからDC電源供給（定電圧）</td></tr><tr><td>撮像素子</td><td>1/2.9型CMOS 219万画素</td></tr><tr><td>AHD信号フォーマット</td><td>1920x1080 30p</td></tr><tr><td>最低被写体照度</td><td>0.00331x（20%カラー/50%白黒、30倍時）</td></tr><tr><td>パリアフォーカルレンズ</td><td>3.5倍（f=2.8～10mm）</td></tr><tr><td>画角</td><td>水平：107.8°～32.4°、垂直：56°～18°</td></tr><tr><td>その他</td><td>デイナイト、E-WDR、壁取付金具付</td></tr></table>	電源	AHDドライブユニットからDC電源供給（定電圧）	撮像素子	1/2.9型CMOS 219万画素	AHD信号フォーマット	1920x1080 30p	最低被写体照度	0.00331x（20%カラー/50%白黒、30倍時）	パリアフォーカルレンズ	3.5倍（f=2.8～10mm）	画角	水平：107.8°～32.4°、垂直：56°～18°	その他	デイナイト、E-WDR、壁取付金具付
電源	AC100V 50/60Hz																																																																																														
液晶パネル	21.5型ワイド TN（アンチグレア）																																																																																														
画素数（水平×垂直）	1920×1080																																																																																														
モニター可動範囲	チルト：上20°～下26°、スワイベル：左右20°																																																																																														
入出力	映像入力×3、音声入力×2、音声出力×1																																																																																														
その他	スピーカー内蔵、壁取付金具付																																																																																														
電源	AC100V 50/60Hz																																																																																														
画像圧縮方式	H.265（HEVC）/H.264（MPEG-4）																																																																																														
画像サイズ（解像度）	2560×1440他																																																																																														
入力	映像×8、音声×8、センサー×8、制御×3																																																																																														
出力	スルー映像×8、HDMI、アナログRGB、音声																																																																																														
記録メディア	SATA ハードディスク 8TB（4TB×2）																																																																																														
画面表示	1画面、4/6/9分割、シーケンス、他																																																																																														
総線画レート	最大：240ips																																																																																														
ネットワークソフト	最大64台のデジタルレコーダー監視可																																																																																														
その他	プリ・ポスト・緊急録画、モーション検知、メール送信、 調時、コンビネーションカメラ制御、Webサーバー、 バックアップ、スマートフォン監視、ミラーリング																																																																																														
電源	AC100V 50/60Hz																																																																																														
カメラ入力	8系統 AHD3.0/2.0/NTSC信号																																																																																														
映像出力	8系統 AHD3.0/2.0/NTSC信号																																																																																														
カメラ電源供給	定電圧電圧伝送方式（NTSCカメラ/AHDカメラ）																																																																																														
カメラ延長距離	最大800m（7C～2V） 最大500m（5C～2V） 最大200m（3C～2V）																																																																																														
電源	カメラ電源部からDC電源供給（定電圧）又はDC12V																																																																																														
撮像素子	1/2.8型CMOS 514万画素																																																																																														
AHD信号フォーマット	2560x1440 30p																																																																																														
最低被写体照度	01x（ナイトモード時）																																																																																														
防塵・防水性能	IP66 親水コート付透明カバー																																																																																														
パリアフォーカルレンズ	3倍電動（f=3.2～9.9mm）																																																																																														
画角	水平：98°～29.732°、垂直：52°～16.7°																																																																																														
その他	デイナイト、E-WDR、逆光補正、 赤外LED照射距離：約30m																																																																																														
電源	カメラ電源部からDC電源供給（定電圧）又はDC12V																																																																																														
撮像素子	1/2.8型CMOS 514万画素																																																																																														
AHD信号フォーマット	2560x1440 30p																																																																																														
最低被写体照度	01x（ナイトモード時）																																																																																														
防塵・防水性能	IP66 親水コート（ドームカバー部）																																																																																														
耐衝撃性能	50J																																																																																														
パリアフォーカルレンズ	3倍電動（f=3.2～9.9mm）																																																																																														
画角	水平：98°～29.7°、垂直：52°～16.7°																																																																																														
その他	デイナイト、E-WDR、逆光補正、耐衝撃性能：50J 赤外LED照射距離：約30m																																																																																														
電源	AHDドライブユニットからDC電源供給（定電圧）																																																																																														
撮像素子	1/2.9型CMOS 219万画素																																																																																														
AHD信号フォーマット	1920x1080 30p																																																																																														
最低被写体照度	0.00331x（20%カラー/50%白黒、30倍時）																																																																																														
パリアフォーカルレンズ	3.5倍（f=2.8～10mm）																																																																																														
画角	水平：107.8°～32.4°、垂直：56°～18°																																																																																														
その他	デイナイト、E-WDR、壁取付金具付																																																																																														
ネットワークカメラビューアー 1台	TC 呼出表示機（40窓）	O 廊下灯	O 復旧ボタン	N トイレ用ボタン	B 非常用押ボタン																																																																																										
既設体育館カメラ用 <table><tr><td>電源</td><td>AC100V 50/60Hz</td></tr><tr><td>ネットワーク1/F</td><td>100BASE-TX/1000BASE-T:RJ45</td></tr><tr><td>モニター出力</td><td>1系統 デジタル信号 HDタイプAコネクター</td></tr><tr><td>画像圧縮方式</td><td>H.265/H.264</td></tr><tr><td>最大同時接続カメラ台数</td><td>9台</td></tr><tr><td>画面表示</td><td>1画面、4分割、6分割、9分割、シーケンス</td></tr></table>	電源	AC100V 50/60Hz	ネットワーク1/F	100BASE-TX/1000BASE-T:RJ45	モニター出力	1系統 デジタル信号 HDタイプAコネクター	画像圧縮方式	H.265/H.264	最大同時接続カメラ台数	9台	画面表示	1画面、4分割、6分割、9分割、シーケンス	<table><tr><td>電源電圧</td><td>AC100V 50/60Hz（内部電源DC12V）</td></tr><tr><td>形状</td><td>壁取付型</td></tr><tr><td>材質</td><td>SPPC t1.2</td></tr><tr><td>窓数</td><td>40窓</td></tr><tr><td>表示方式</td><td>呼出音と表示窓点灯</td></tr></table>	電源電圧	AC100V 50/60Hz（内部電源DC12V）	形状	壁取付型	材質	SPPC t1.2	窓数	40窓	表示方式	呼出音と表示窓点灯	<table><tr><td>形状</td><td>壁埋込形（JIS2個用スイッチボックス）</td></tr><tr><td>材質</td><td>パネル：ABS樹脂、ランプカバー：ポリカーボネート</td></tr><tr><td>表示灯</td><td>赤色LED</td></tr><tr><td>備考</td><td>ブザー付</td></tr></table>	形状	壁埋込形（JIS2個用スイッチボックス）	材質	パネル：ABS樹脂、ランプカバー：ポリカーボネート	表示灯	赤色LED	備考	ブザー付	<table><tr><td>形状</td><td>壁埋込形（JIS1個用スイッチボックス）</td></tr><tr><td>材質</td><td>ABS樹脂</td></tr></table>	形状	壁埋込形（JIS1個用スイッチボックス）	材質	ABS樹脂	<table><tr><td>形状</td><td>埋込形（JIS1個用スイッチボックス）</td></tr><tr><td>材質</td><td>樹脂</td></tr><tr><td>備考</td><td>引きひも式、押ボタン式両用</td></tr></table>	形状	埋込形（JIS1個用スイッチボックス）	材質	樹脂	備考	引きひも式、押ボタン式両用	<table><tr><td>定格</td><td>30V 0.1A（0.4VA以下） 適用電圧範囲：5V～30V 適用電流範囲：0.1mA～0.1A</td></tr><tr><td>スイッチ</td><td>ロック式</td></tr><tr><td>備考</td><td>アクリルカバー付</td></tr></table>	定格	30V 0.1A（0.4VA以下） 適用電圧範囲：5V～30V 適用電流範囲：0.1mA～0.1A	スイッチ	ロック式	備考	アクリルカバー付																																												
電源	AC100V 50/60Hz																																																																																														
ネットワーク1/F	100BASE-TX/1000BASE-T:RJ45																																																																																														
モニター出力	1系統 デジタル信号 HDタイプAコネクター																																																																																														
画像圧縮方式	H.265/H.264																																																																																														
最大同時接続カメラ台数	9台																																																																																														
画面表示	1画面、4分割、6分割、9分割、シーケンス																																																																																														
電源電圧	AC100V 50/60Hz（内部電源DC12V）																																																																																														
形状	壁取付型																																																																																														
材質	SPPC t1.2																																																																																														
窓数	40窓																																																																																														
表示方式	呼出音と表示窓点灯																																																																																														
形状	壁埋込形（JIS2個用スイッチボックス）																																																																																														
材質	パネル：ABS樹脂、ランプカバー：ポリカーボネート																																																																																														
表示灯	赤色LED																																																																																														
備考	ブザー付																																																																																														
形状	壁埋込形（JIS1個用スイッチボックス）																																																																																														
材質	ABS樹脂																																																																																														
形状	埋込形（JIS1個用スイッチボックス）																																																																																														
材質	樹脂																																																																																														
備考	引きひも式、押ボタン式両用																																																																																														
定格	30V 0.1A（0.4VA以下） 適用電圧範囲：5V～30V 適用電流範囲：0.1mA～0.1A																																																																																														
スイッチ	ロック式																																																																																														
備考	アクリルカバー付																																																																																														

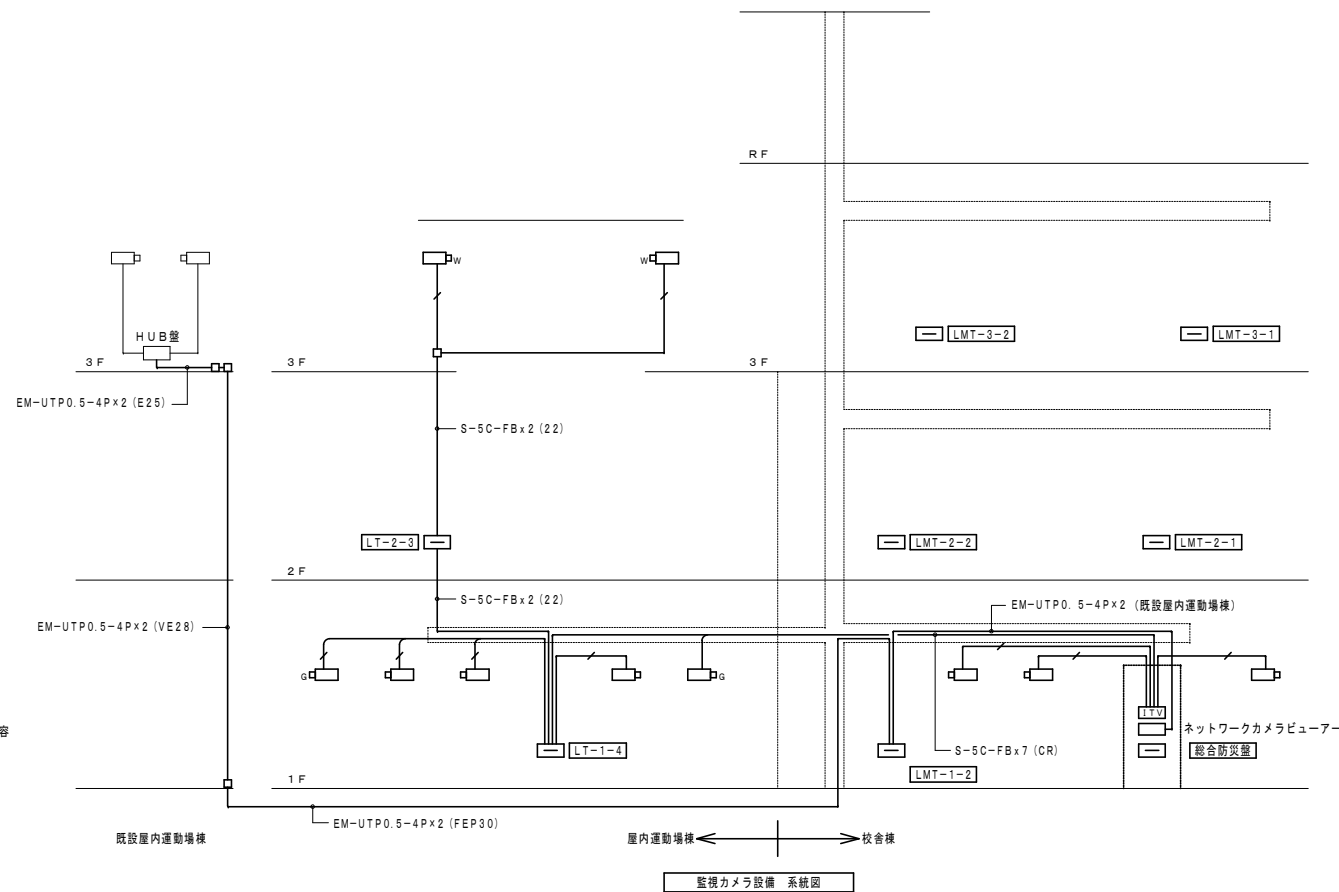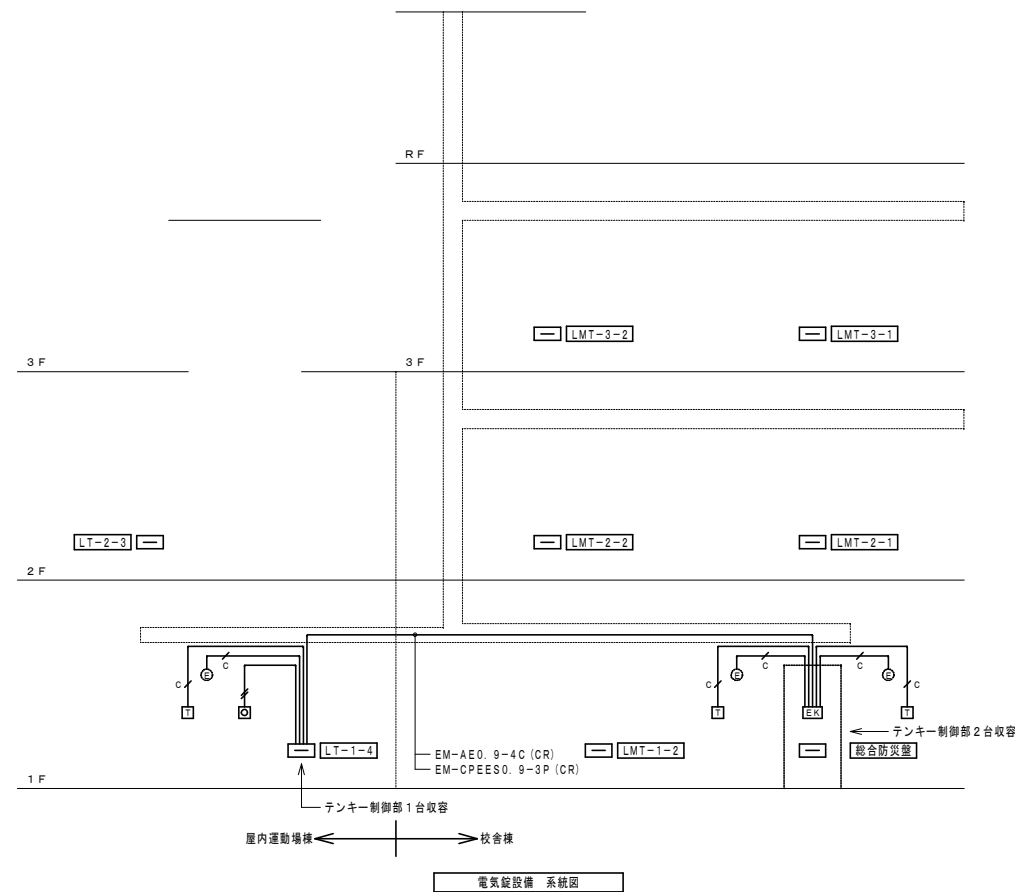

記 号	名 称	備 考
	電気錠制御盤（4 回線）	壁掛型
	テンキー	防壊遮形、数字位置可変表示
	解錠押しボタン	壁付
	電気錠	建築工事
	監視カメラ主装置	21 型液晶モニター デジタルレコーダー（16 局 8 T B） カメラ電源部（8 台用）× 2
	監視カメラ	壁掛型
	監視カメラ（耐衝撃型）	壁付金具付
	監視カメラ（屋外用）	壁掛、天井吊下兼用
	防犯インターホン観機	壁掛型 40 回線
	防犯インターホン子機	壁掛型
	来客用インターホン観機	壁付型 カラーモニター付
	来客用インターホン副観機	壁付型 カラーモニター付
	ドアホン子機	壁付型 カラーカメラ付
	光るスピーカ	壁掛型 インターホン連動
	ステージ用インターホン観機	壁掛型
	ステージ用インターホン副観機	壁掛型
	エレベーターインターホン	エレベーター工事
	エレベーター制御盤	エレベーター工事
	呼出表示機	壁掛型 40 窓
	廊下灯	壁付 LED ランプ
	復旧ボタン	壁付
	トイレ用ボタン	防沫型 むも付
	非常用押ボタン	壁付 アクリルカバー付
	端子盤	端子盤内表参照
	配管配線	天井いんべい
	配管配線	天井内転がし
	配管配線	床いんべい

注 記

1. 特記なき配管配線は下記とする。二重天井内ケーブル転がし配線より、壁・スラブに移行する場合は電線管にて保護する事
又、防火区画貫通箇所は両側に 1 m 突出し金属管にて保護する事

電気錠・インターホン・防犯設備

 EM-AE0. 9-2C (PF16) (E19)

 EM-AE0. 9-3C (PF16) (E19)



 EM-AE0. 9-4C (PF16) (E19)


 EM-CPES0. 9-3P (PF22) (E25)


監視カメラ設備


 EM-S-5C-FB (PF16) (E19)







2. 既設体育館の監視カメラをモニター出来るよう下記の機器を納入する事
・21 型液晶モニター（1 台）
・ネットワークカメラビューワー（1 台）

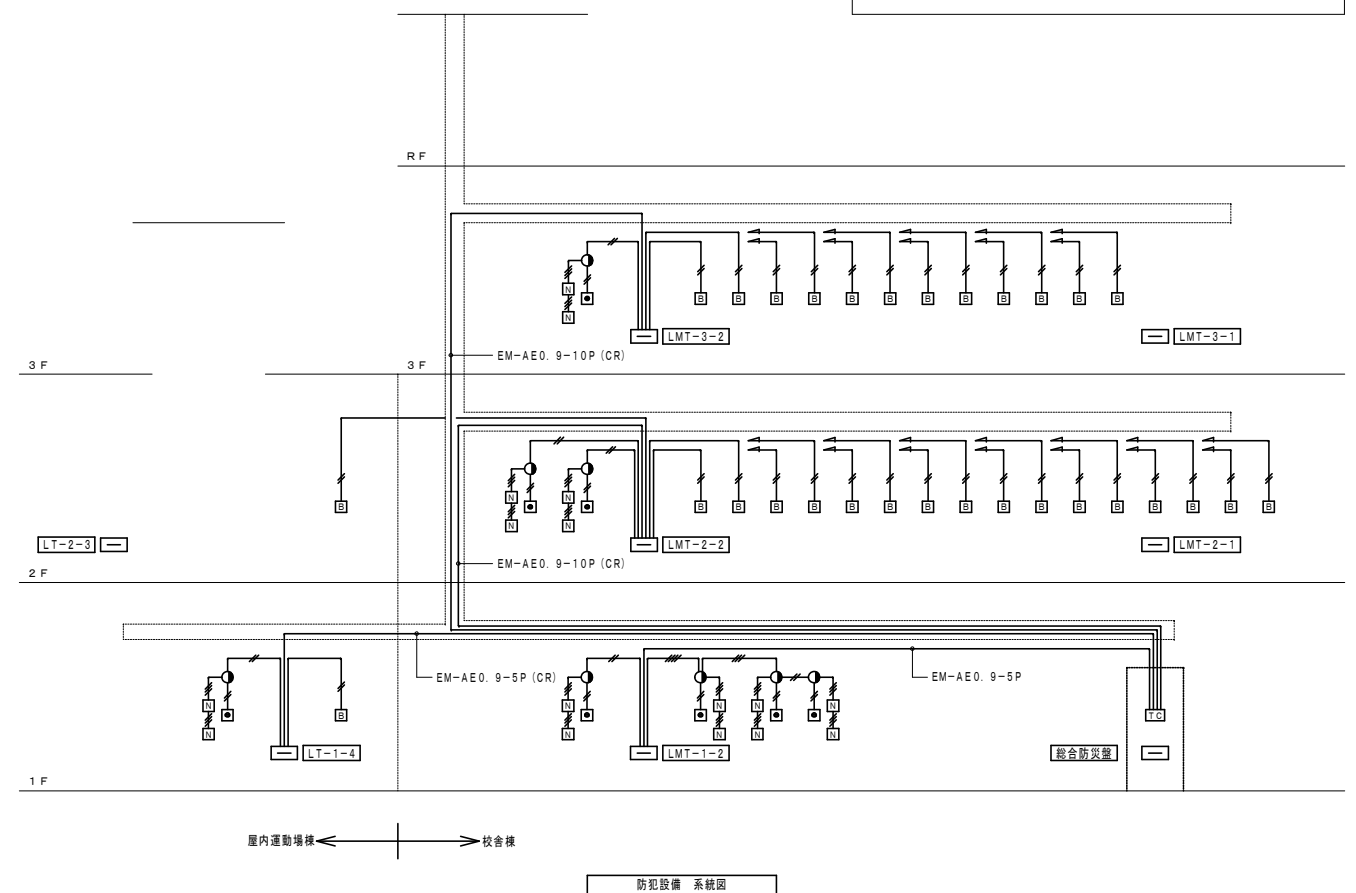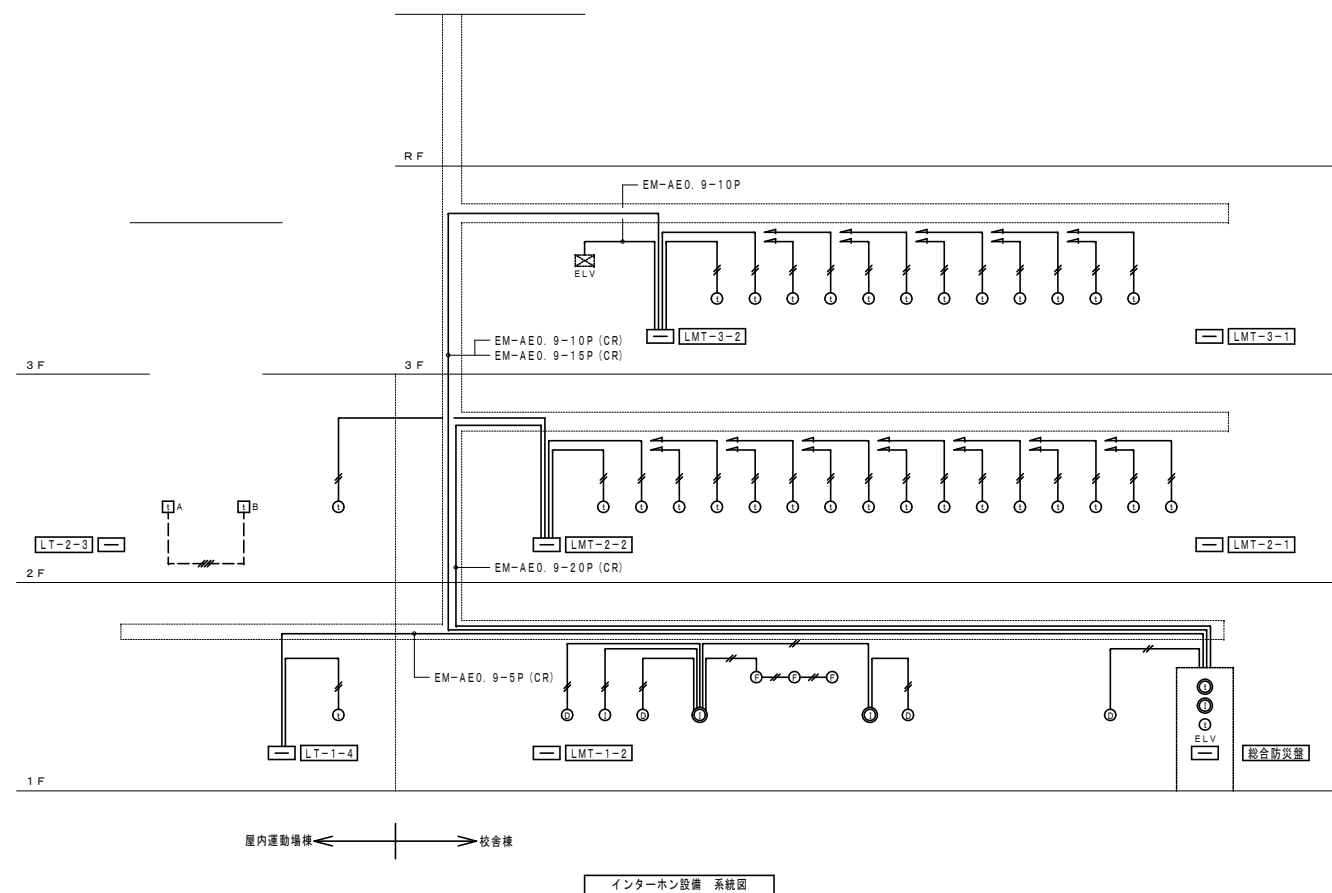

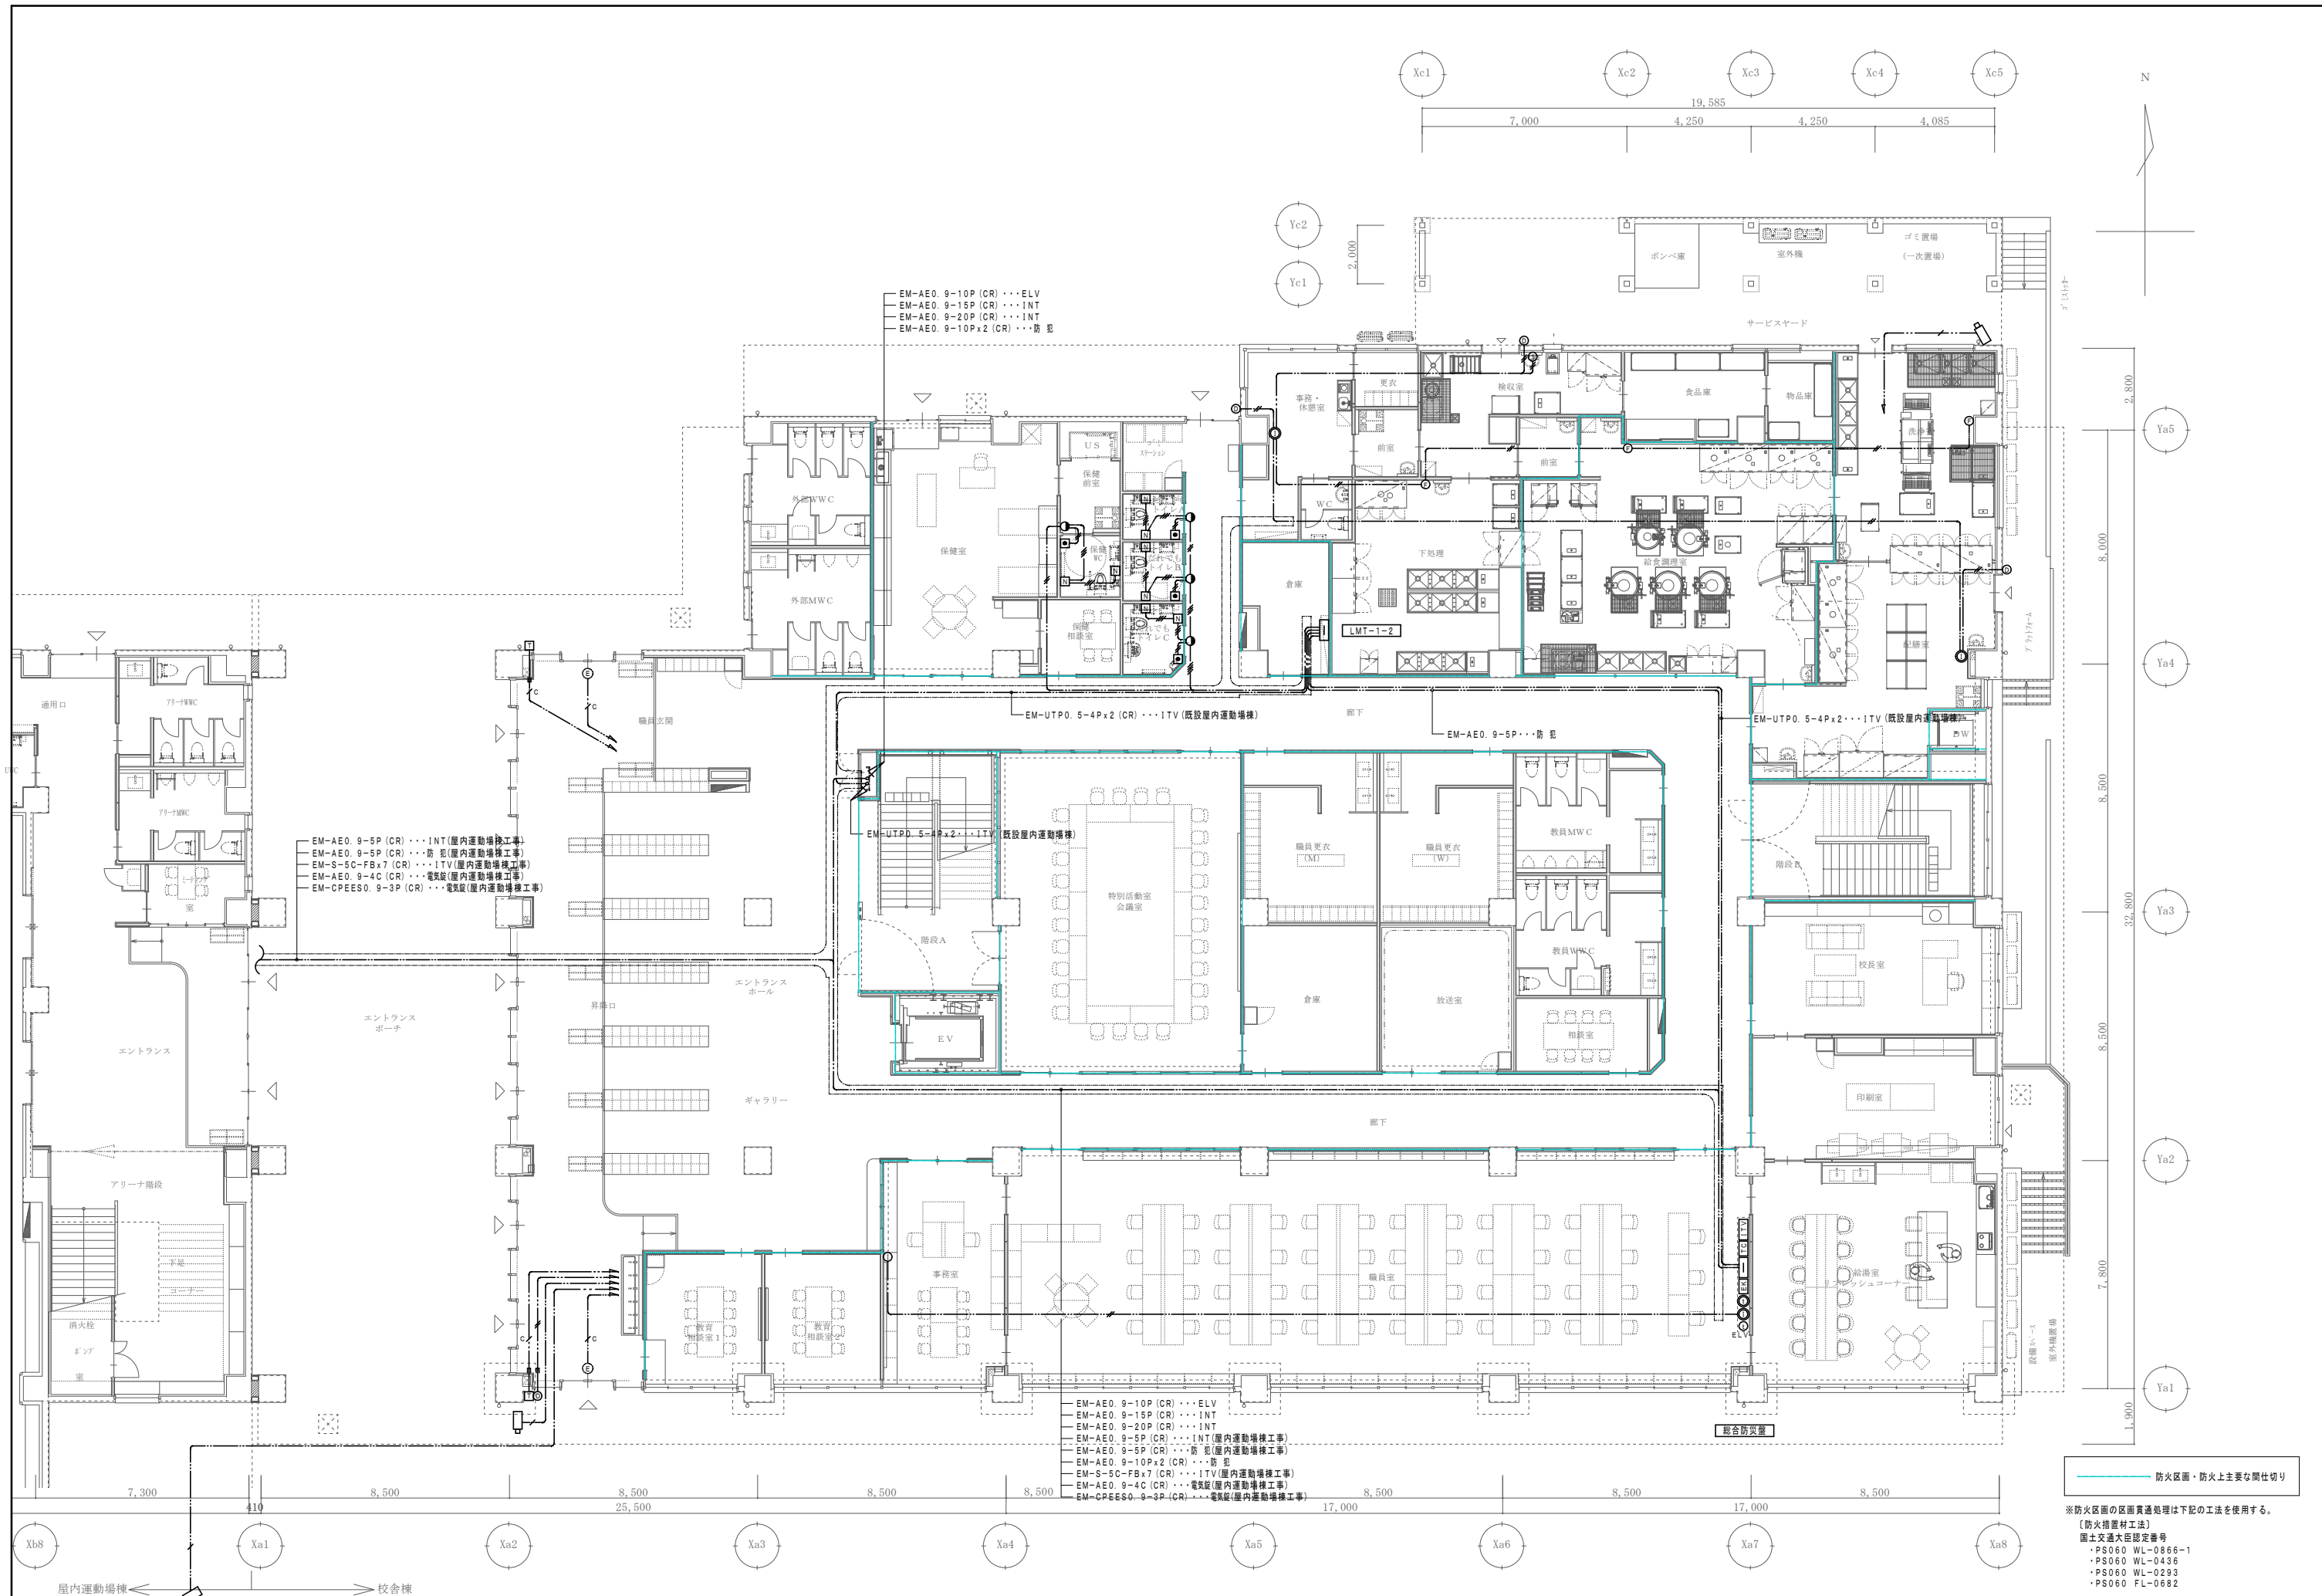

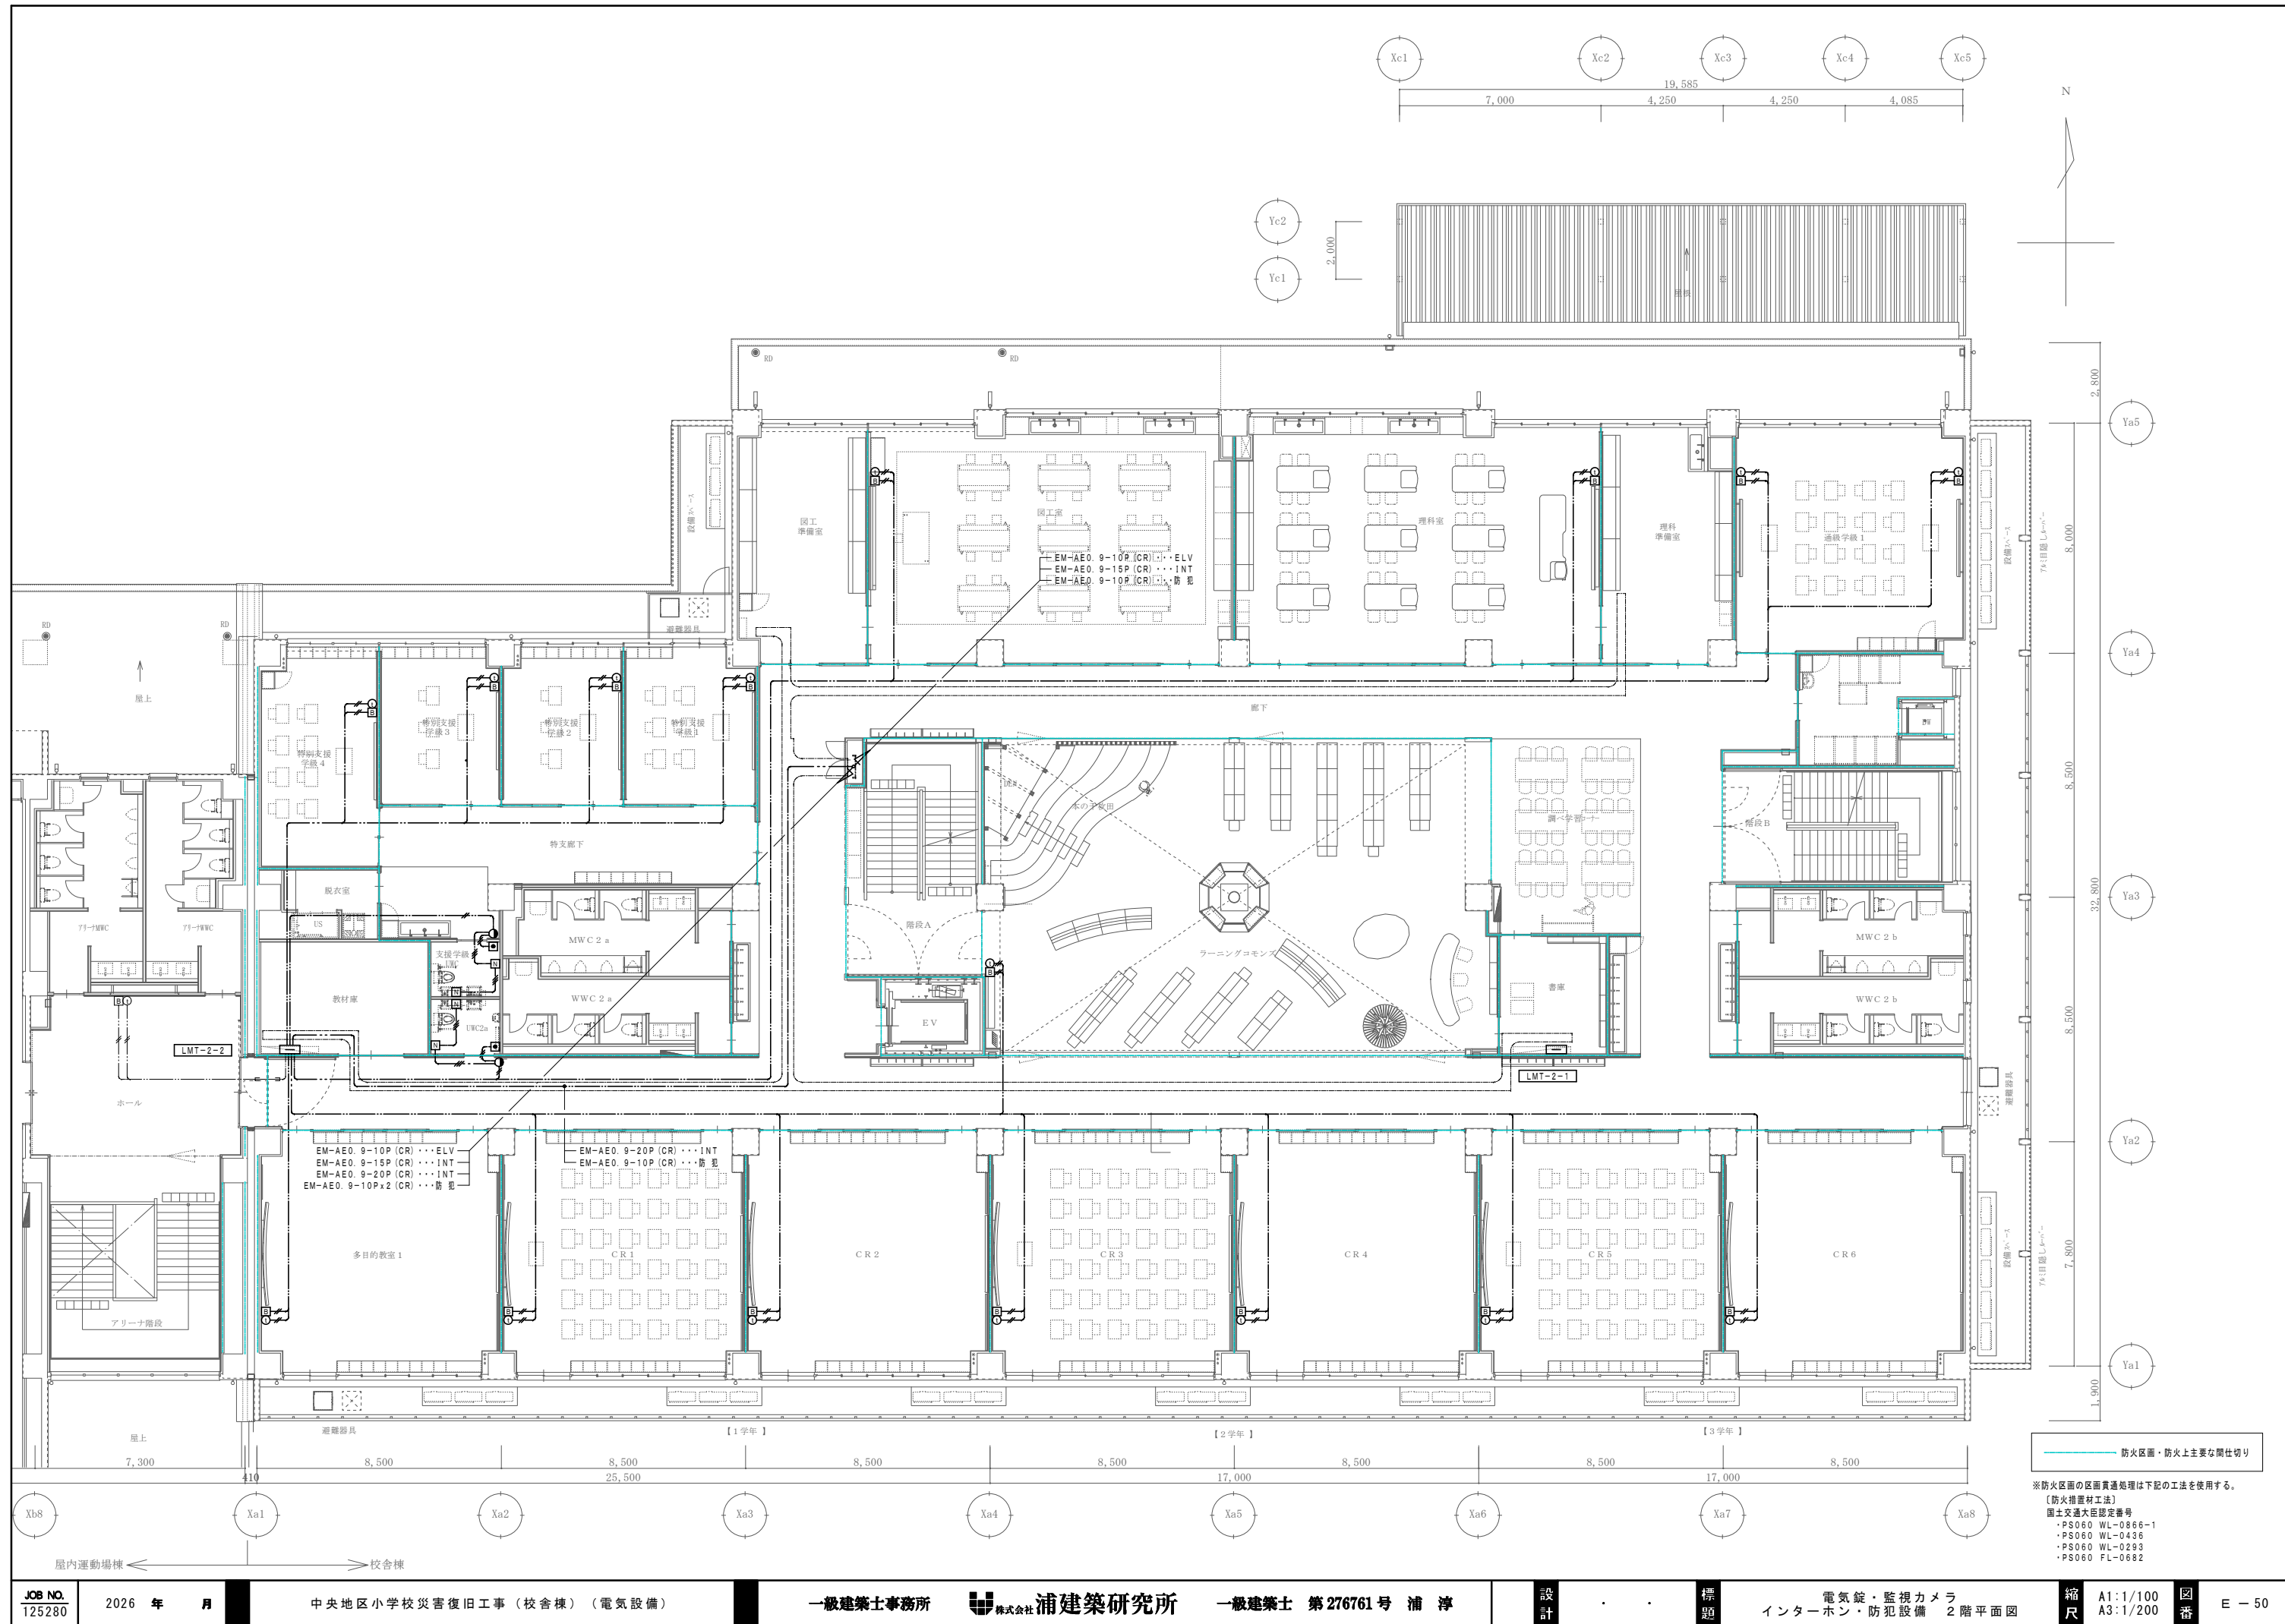

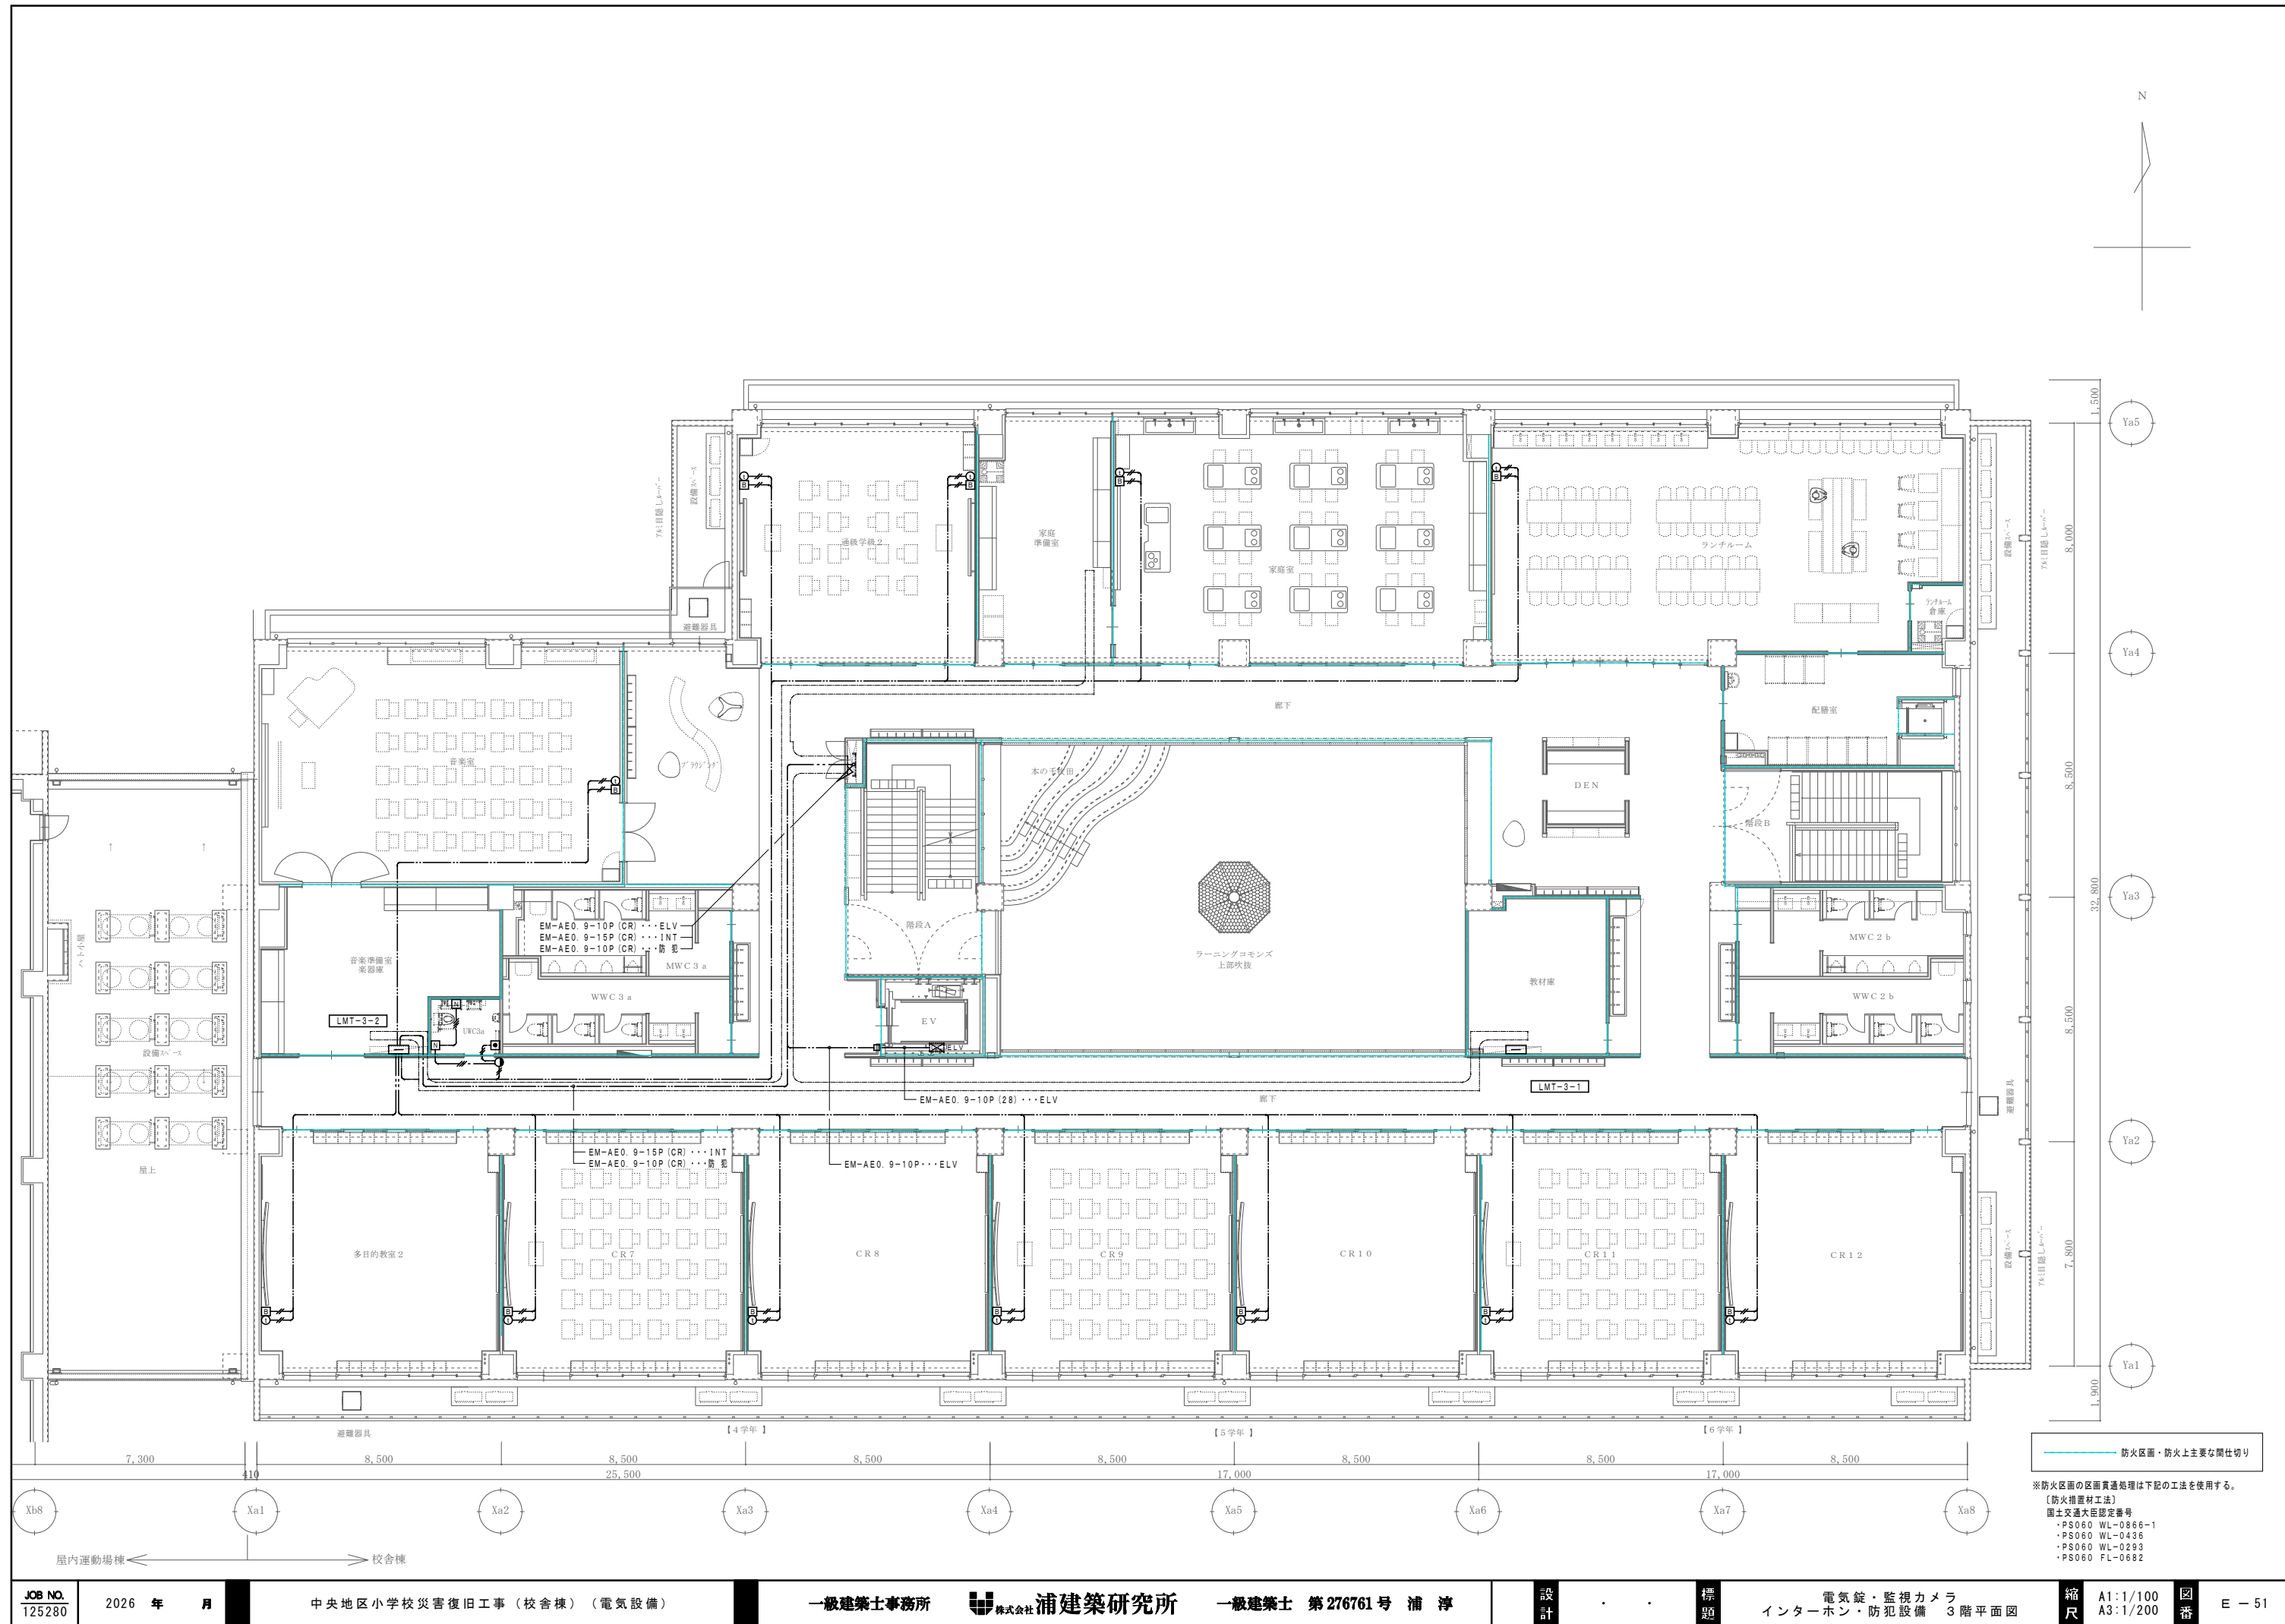

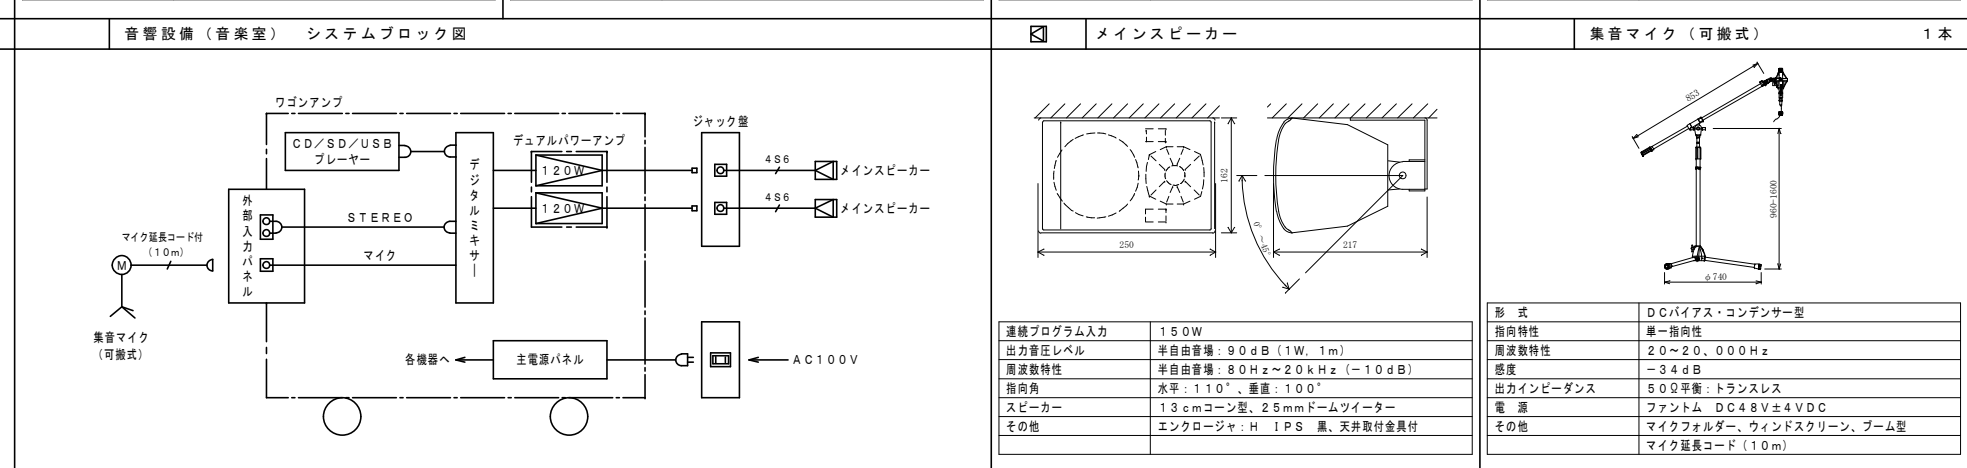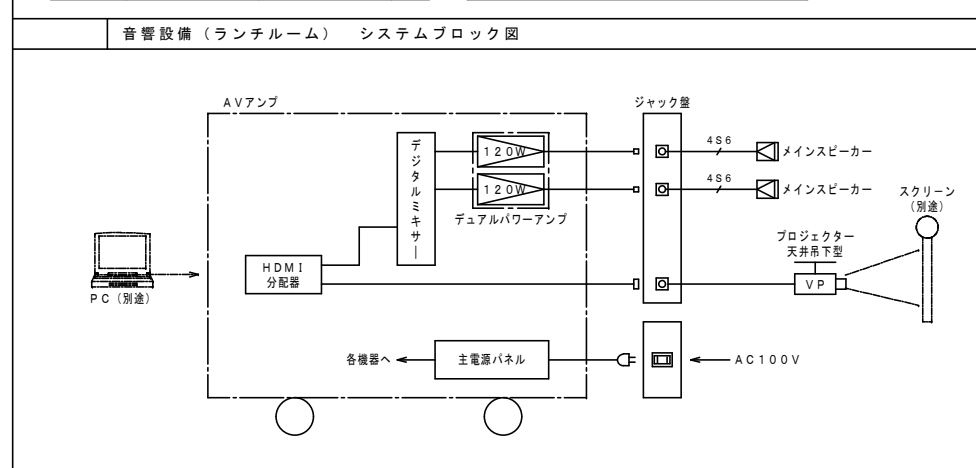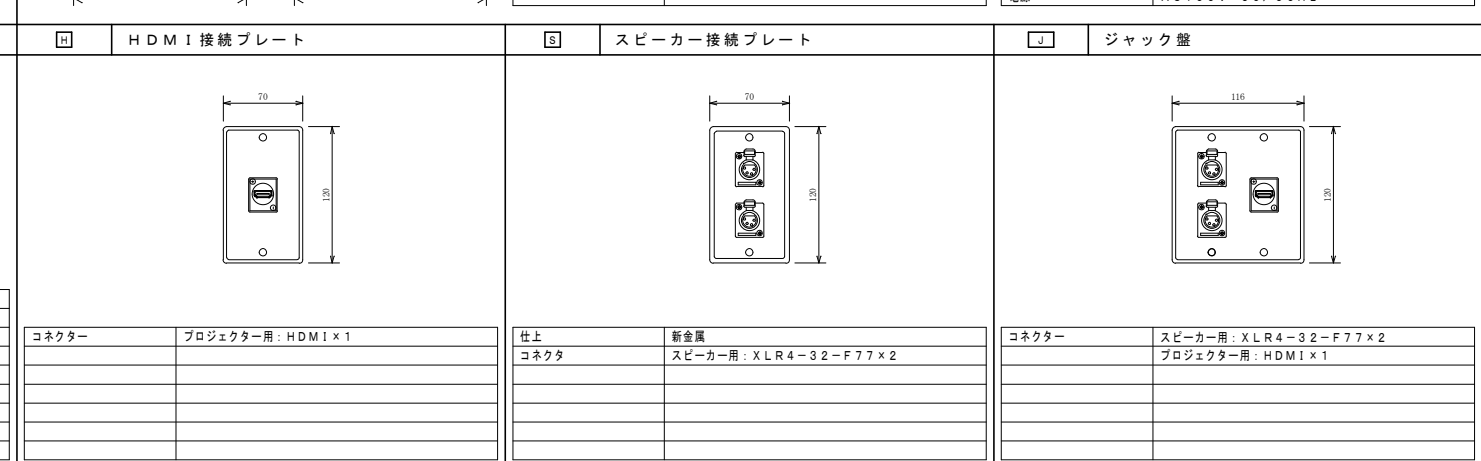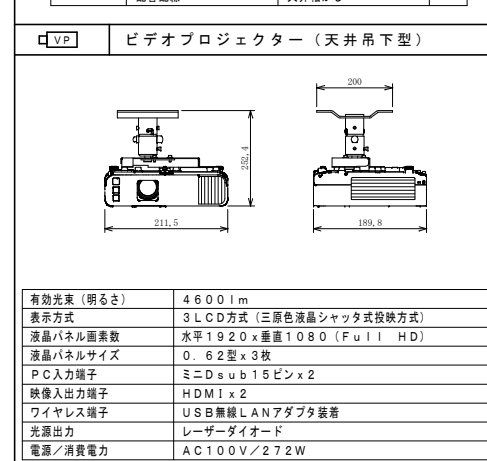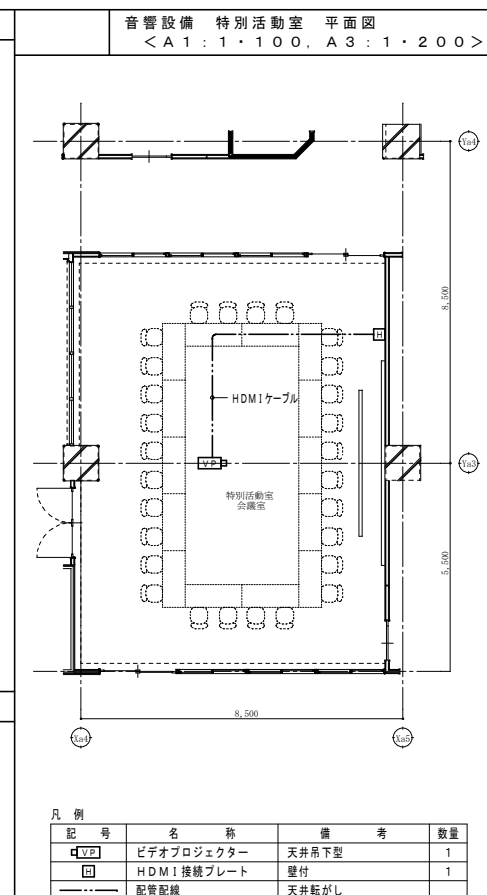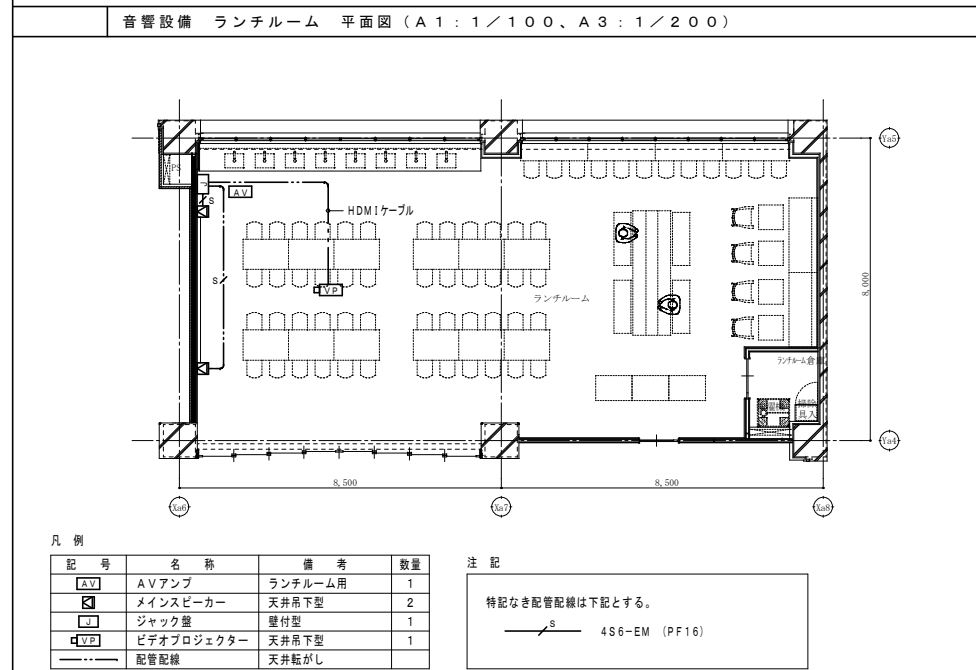

凡 例


記 号	名 称	備 考
	複 合 盤	仕様注記参照
	表 示 機	仕様注記参照
	非 常 放 送 ア ンプ	(非常放送設備工事)
	エ レ ベ ー タ 制 御 盤	(設備工事)
	電 気 旋 制 御 盤	(設備工事)
	機 器 収 容 箱	易操作性1号消火栓内蔵 ㊦ 収容
	機 器 収 容 箱	易操作性1号消火栓内蔵、ガード付 ㊦ 収容
	P 型 発 信 機	1級、リング型表示灯 (AC24V、LED) 付
	終 端 抵 抗	10KΩ
	差 動 式 ス ポ ッ ト 型 感 知 器	2種
	差 動 式 ス ポ ッ ト 型 感 知 器	2種、ガード付
	差 動 式 ス ポ ッ ト 型 感 知 器	2種、防水型
	定 温 式 ス ポ ッ ト 型 感 知 器	1種、75℃、防水型
	定 温 式 ス ポ ッ ト 型 感 知 器	特種、65℃
	定 温 式 ス ポ ッ ト 型 感 知 器	特種、65℃、防水型
	光 電 式 ス ポ ッ ト 型 煙 感 知 器	2種、非霧精型
	光 電 式 ス ポ ッ ト 型 煙 感 知 器	2種、非霧精型、ガード付
	光 電 式 ス ポ ッ ト 型 煙 感 知 器	2種、非霧精型、点検BOX付
	差 動 式 分 布 型 感 知 器 の 検 出 部	2種、露出型、㊗×2台収容
	差 動 式 分 布 型 感 知 器 の 検 出 部	2種、露出型、㊗×3台収容
	差 動 式 分 布 型 感 知 器 の 検 出 部	2種、露出型、㊗×4台収容
	空 気 管	自己支持型
	空 気 管	20m不足分
	㊗ 検 出 部 へ の 引 下 げ 留 所	配管にて保護

記 号	名 称	備 考
	光 電 式 ス ポ ッ ト 型 煙 感 知 器	3種、非霧精型
	自 動 閉 鎖 装 置	DC24V、スクリーンシャッター用 (建築工事)
	自 動 閉 鎖 装 置	DC24V、0.05A、防火戸用
	連 動 中 継 器	タイマーリレー内蔵
	緊 急 遮 断 弁	(ガス工事)
	ガ ス 遮 断 弁 コ ン ト ロ ー ラ ー	(ガス工事)
	ガ ス 漏 れ 検 知 器	LPガス用、AC100V、壁掛型、アダプター付
	移 報 器	表示灯電源供給用 40VA (制御盤組込)
	消 火 栓 ポ ンプ 制 御 盤	㊗ 組込、屋内用 (衛生工事)
	ジ ョ ッ キ ー ポ ンプ 制 御 盤	(衛生工事)
	配 管 配 線	いんべい
	配 管 配 線	天井内転がし
	防 火 区 画 貫 通 係 所	
	立 上 げ 立 下 げ	配管・配線・ケーブル
	ジャンクション・プルボックス	
	警 戒 区 域 線	
	警 戒 区 域 番 号	火災表示用
	警 戒 区 域 番 号	火災表示用、階段用
	警 戒 区 域 番 号	火災表示用、ダムウエーター用
	警 戒 区 域 番 号	火災表示用、ELV用
	動 作 区 域 番 号	防火戸・防火防煙スクリーンシャッター用
	動 作 区 域 番 号	専用感知器連動用
	警 戒 区 域 番 号	ガス漏れ表示用

注 記


1. 複合盤仕様 1) P型1級、壁掛型、窓式、主音響 (音声警報) ・予備電源内蔵 番組式、自動断線警報機能付 2) 2. 4型LCD表示 3) オプションメッセージ表示機能付 4) 操作無効機能付 5) 履歴リスト機能 (20,000件) 6) 表示内訳 ・火災表示 ・ジョッキープンプ故障表示 ・屋内消火栓ポンプ故障表示 ・屋内消火栓ポンプ水増減水表示 ・易操作性1号消火栓開閉一括表示 ・専用感知器表示 ・防火戸閉鎖表示 ・防火戸・防火防煙スクリーンシャッター閉鎖表示 ・防火防煙スクリーンシャッター閉鎖表示 ・ガス遮断弁閉鎖表示 ・ガス漏れ警報表示 ・予備 ・計	既存 新設 9 L 28 L 1 L 1 L 1 L 1 L 1 L 1 L 4 L 3 L 4 L 2 L 4 L 10 L 10 L + 60 L = 70 L
7) 消火栓ポンプ始動表示 (1 L) は補助室内に表示する。 8) 専用感知器回線数 12 L 9) 諸表示部 (5 L標準装備) 10) 移報信号内訳 ・非常放送アンプへ (無電圧、a 接点) 連動用火災信号 (7 L) 火災確定信号 (1 L) ・エレベータ制御盤へ火災代表信号移報 (無電圧、a 接点、1 L) ・電気旋制御盤へ火災代表信号移報 (無電圧、a 接点、1 L) ・ガス遮断弁コントローラ (2 台) へガス漏れ代表信号移報 (無電圧、a 接点、各1 L) 11) メッセージ表示機用移報 RS485×1系統 (最大31台接続可能)	


2. メッセージ表示機仕様は下記とする。 1) 壁掛型、主音響・予備電源内蔵 2) 電源: AC100V、50/60Hz 3) 表示方式: カラーLCD表示 ・火災表示、端末機器作動、ガス漏れ警報表示 (場所情報含む) 3. 火災時の地区警報は、非常放送設備と連動スピーカからの音声警報にて行う。 感知器発報放送……感知器作動時、火災放送……発信機作動時 4. 防火防煙方式 防火戸、防火防煙スクリーンシャッターは専用感知器連動とする。 5. 煙感知器用点検ボックス (ELV用) について以下の工事区分はエレベータ工事とする。 ・エレベータ連動停止スイッチ (取付 結線 試験含む) ・注意喚起シール (貼付け含む) 6. 特記なき機器収容箱 (消火設備内蔵) は10P配線処理端子付とする。 7. 特記なき配管配線は下記参照。	
--	--

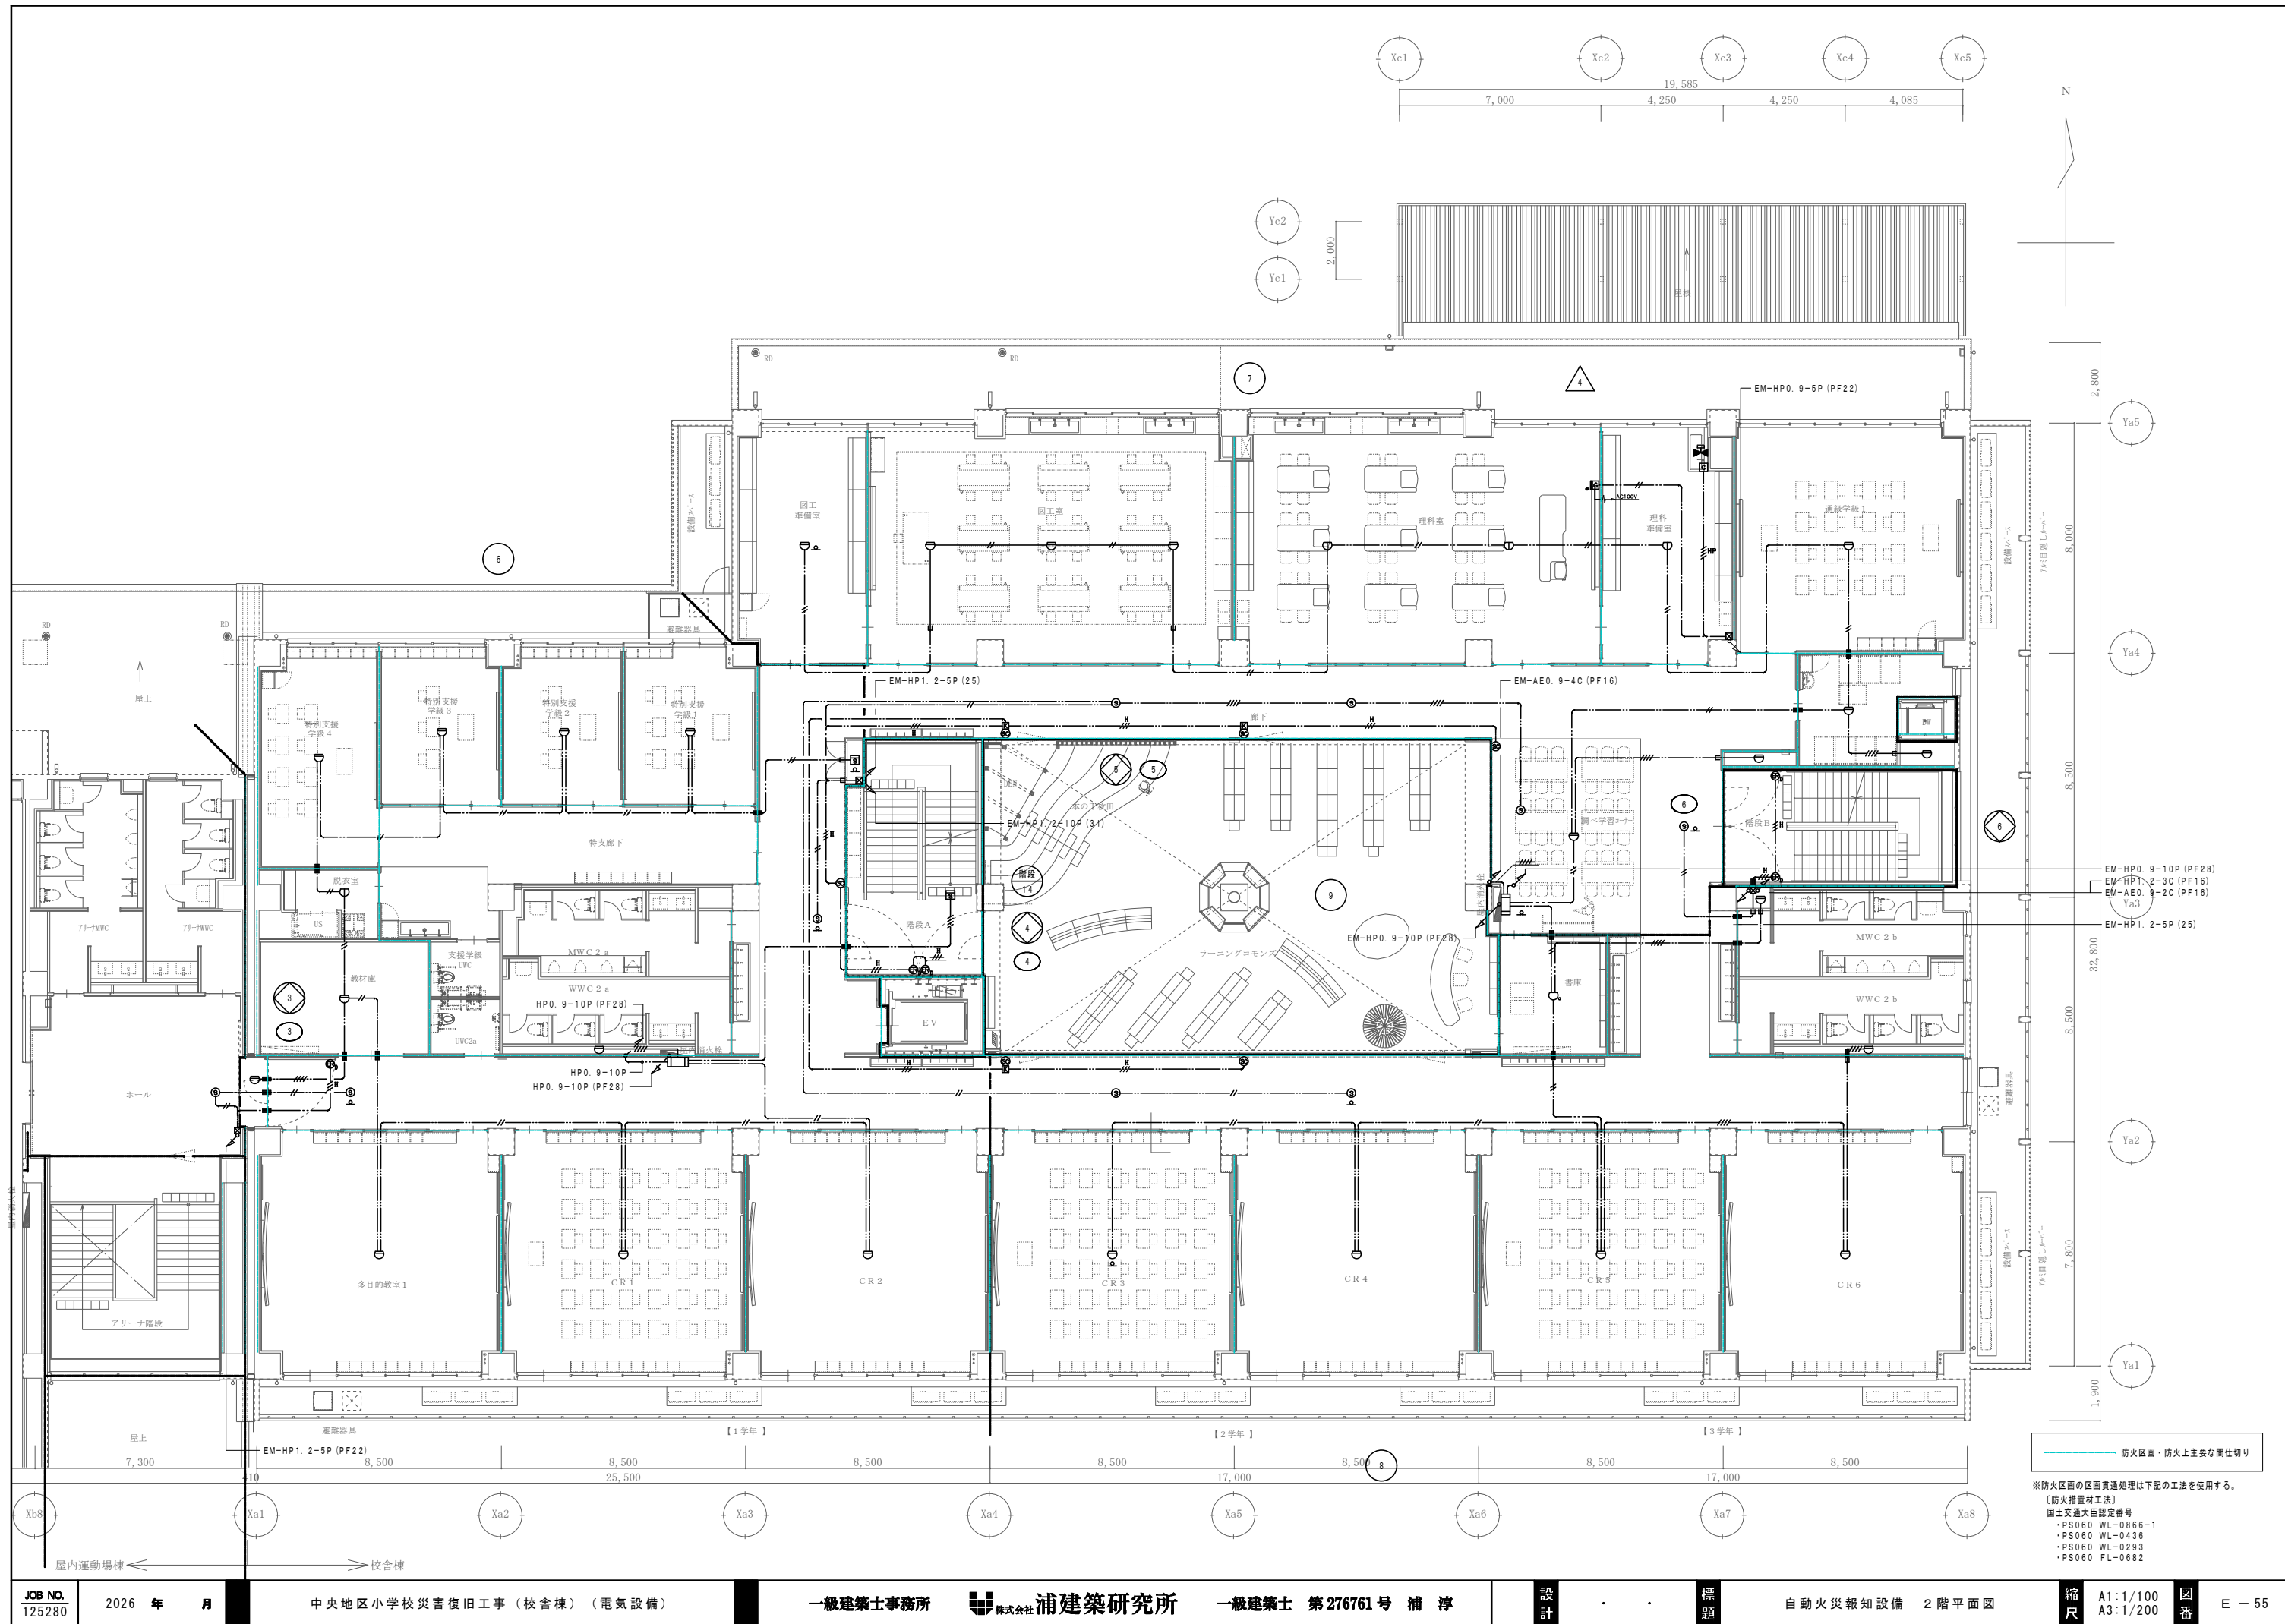


防火区画・防火上主要な間仕切り


※防火区画の区画貫通処理は下記の工法を使用する。
【防火措置材工法】
国土交通大臣認定番号
・PS060 WL-0866-1
・PS060 WL-0436
・PS060 WL-0293
・PS060 FL-0682

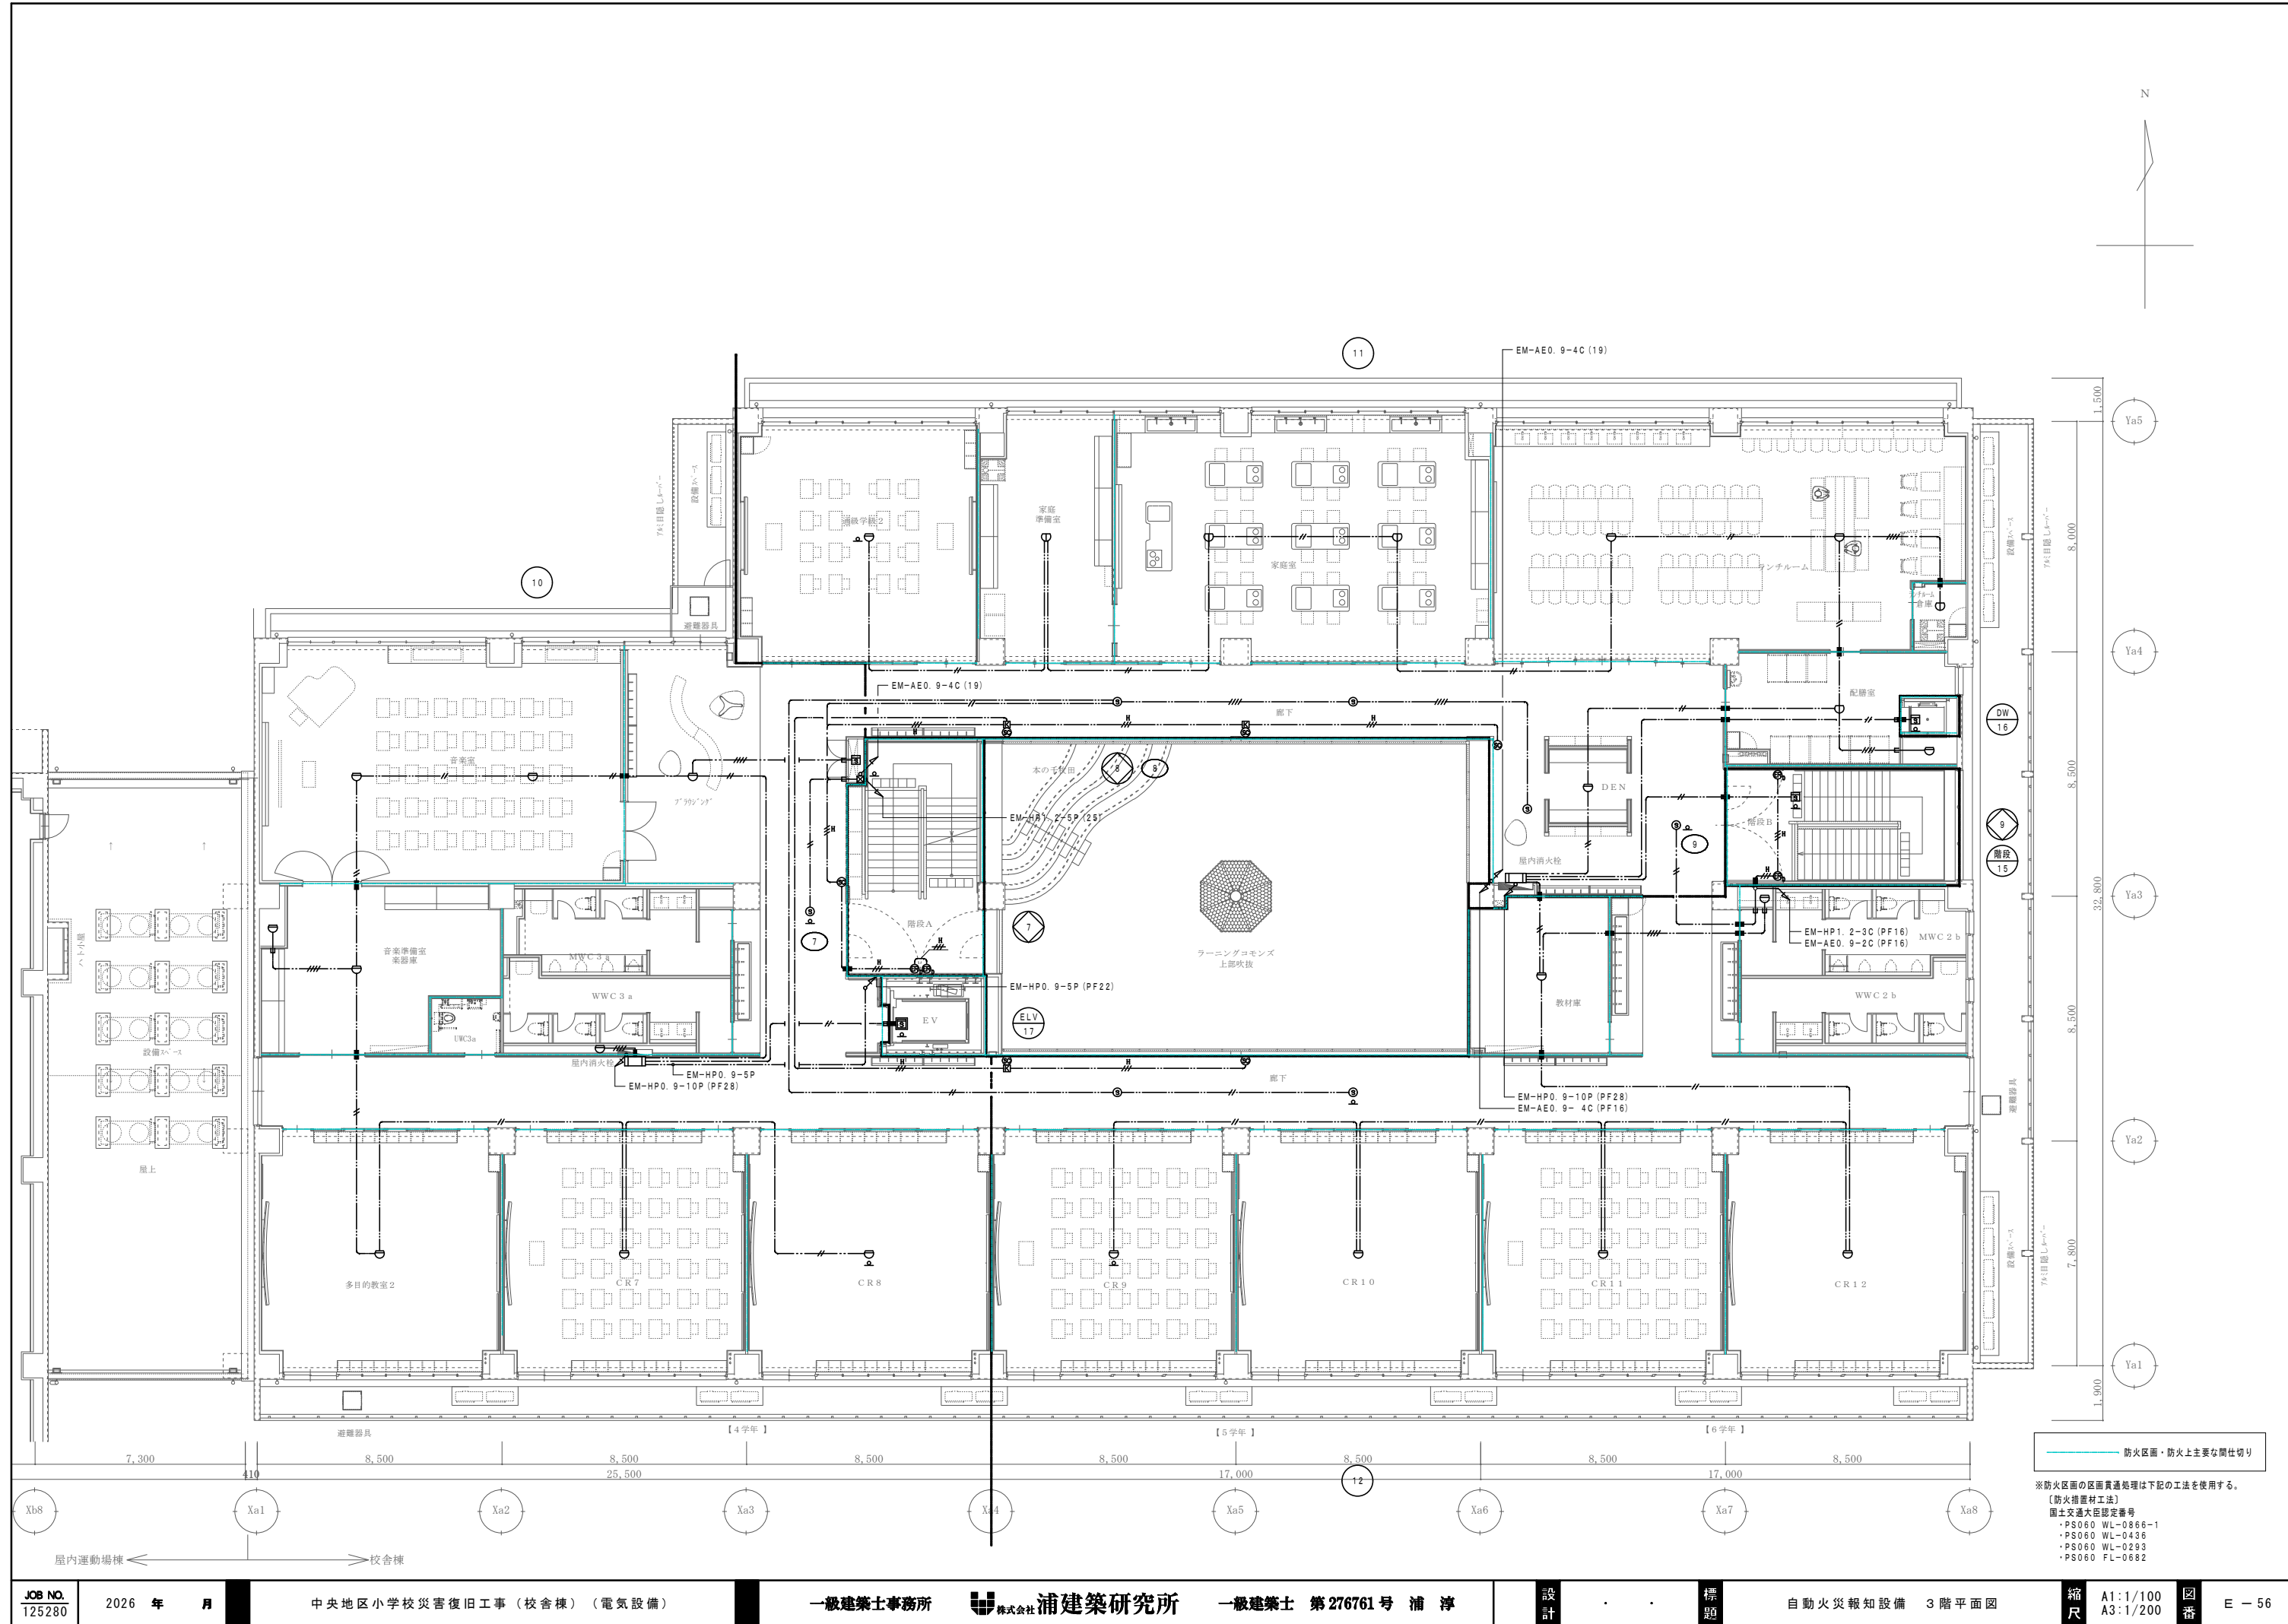

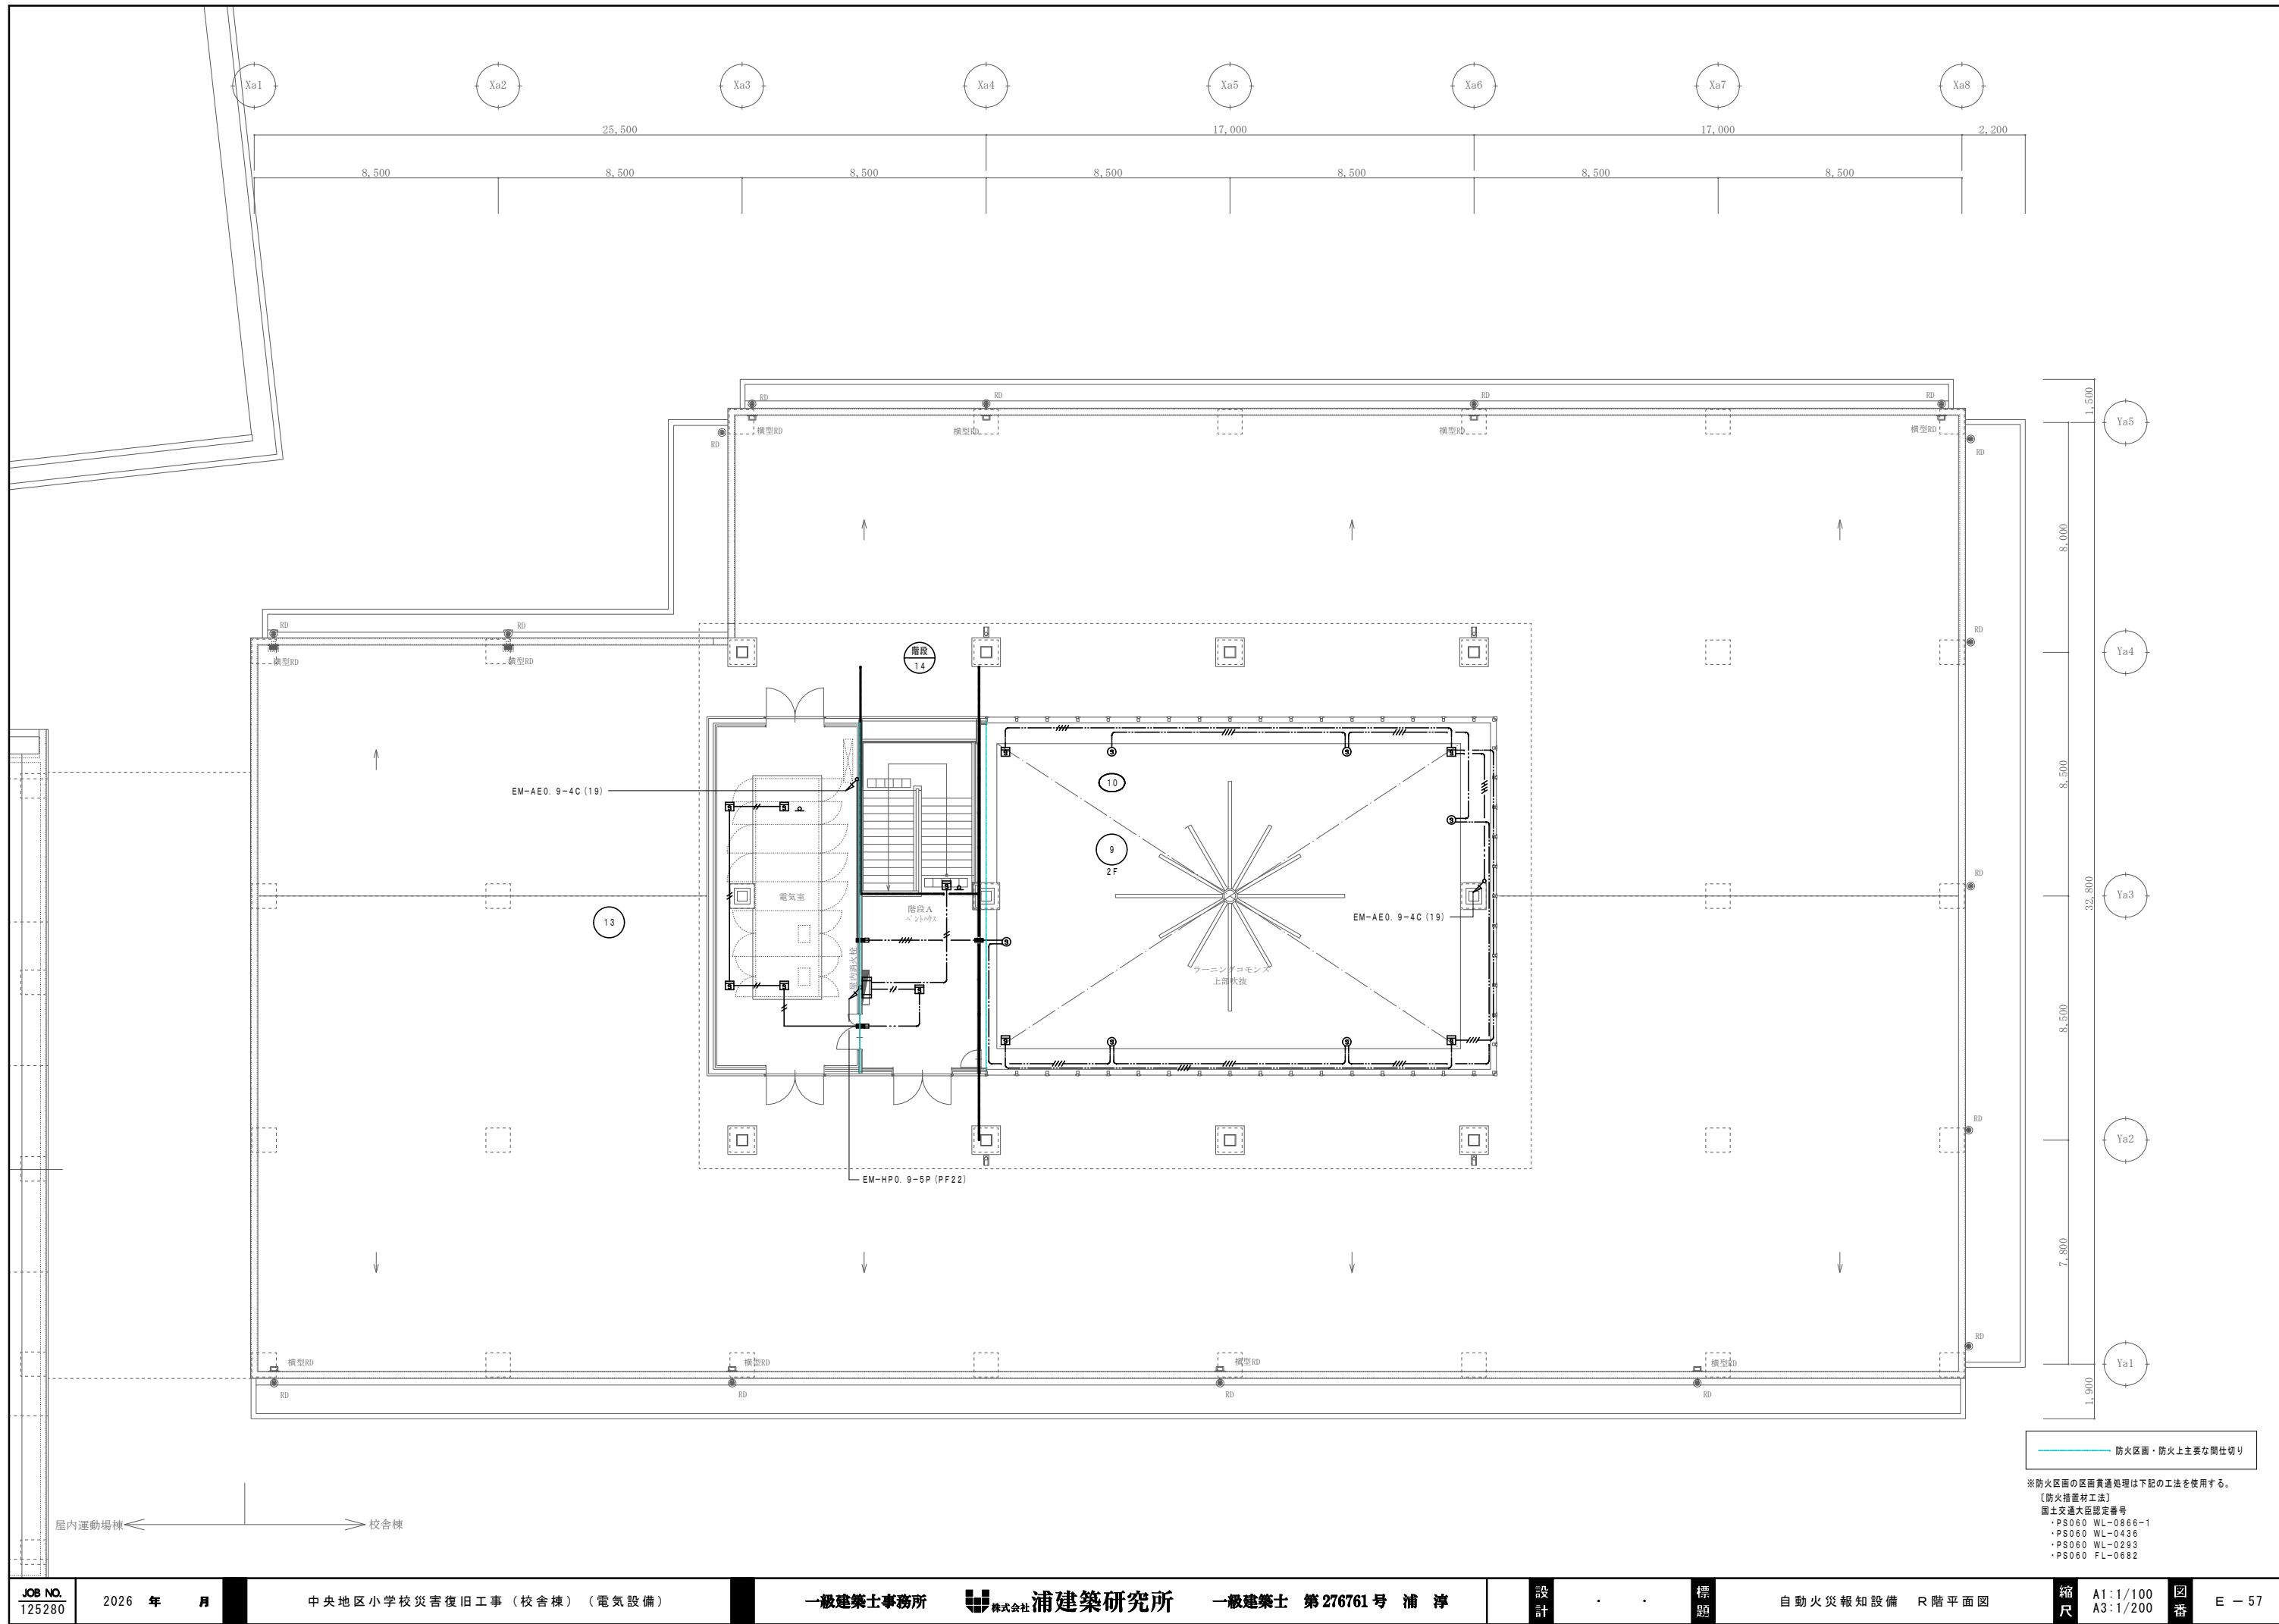


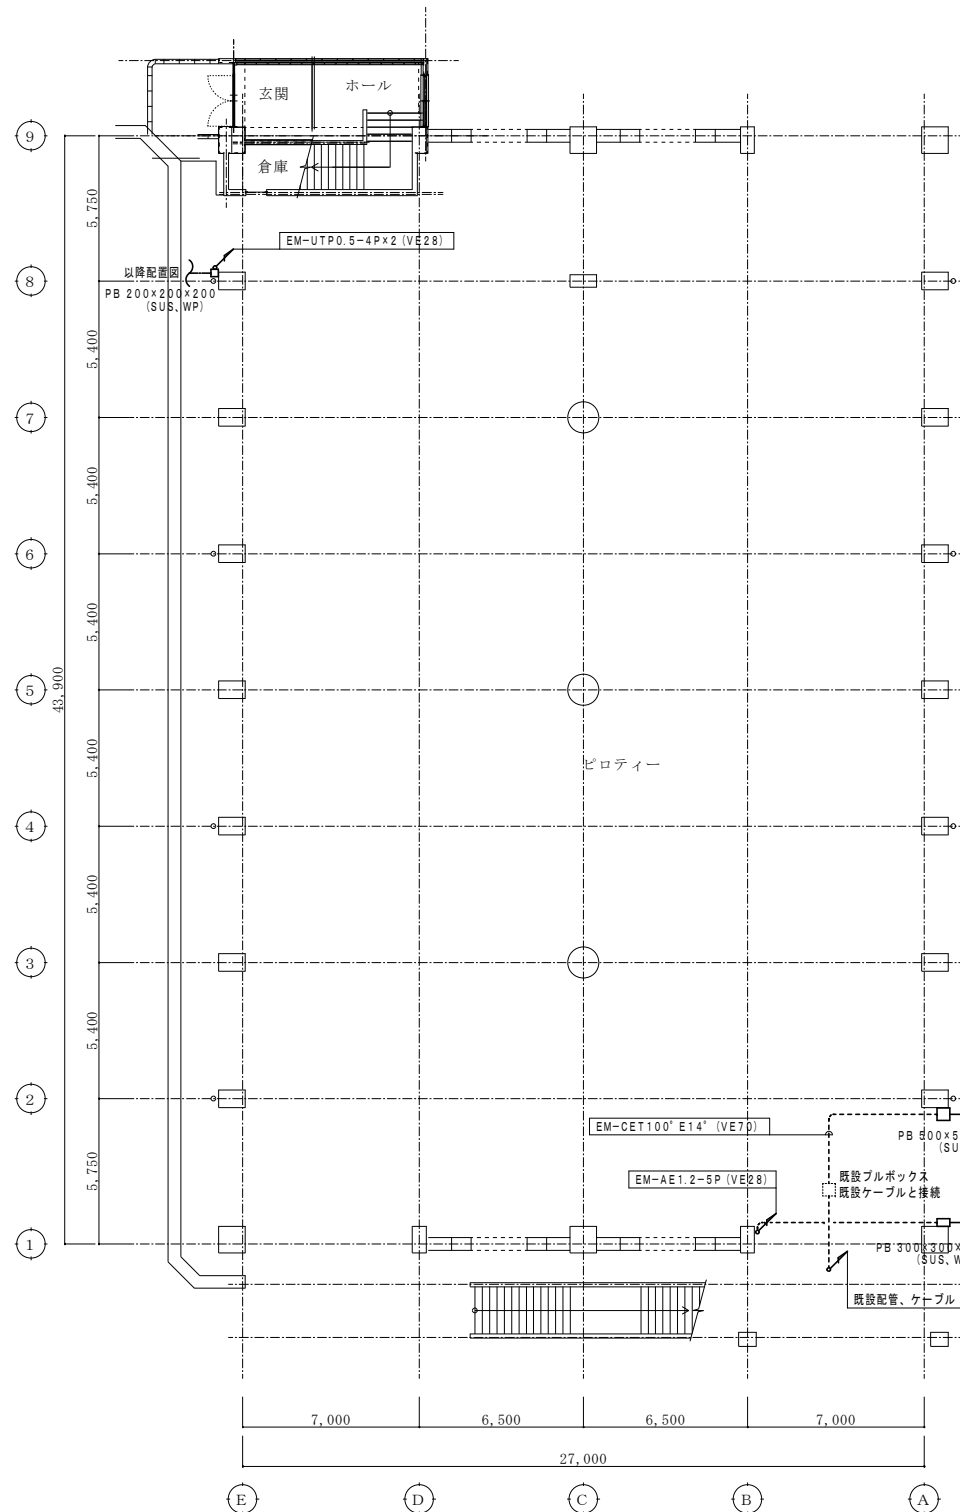


1 階平面図 S=1/150

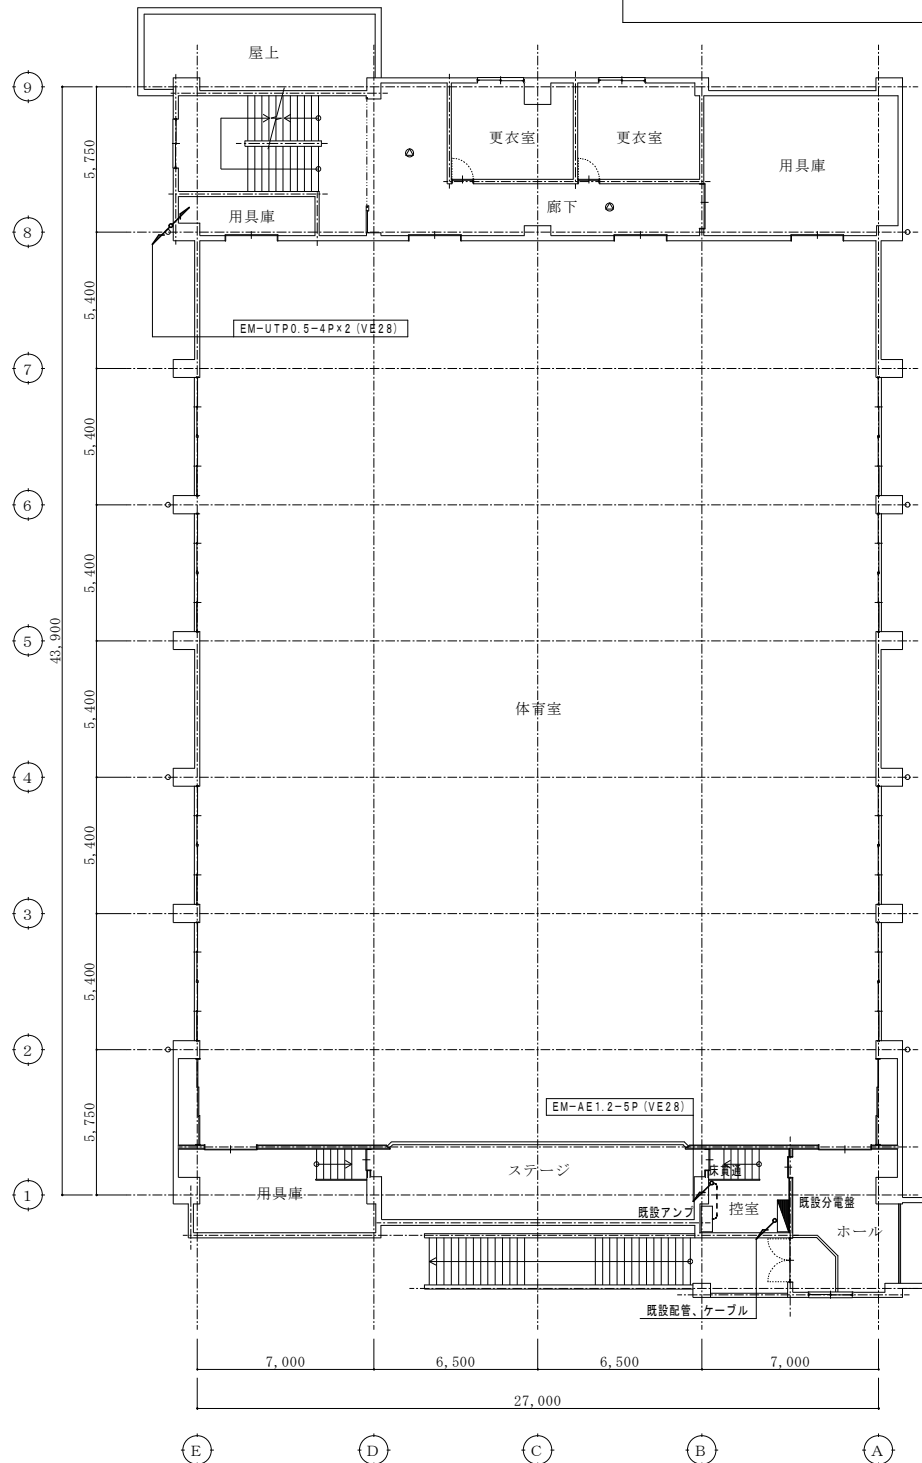

2 階平面図 S=1/150

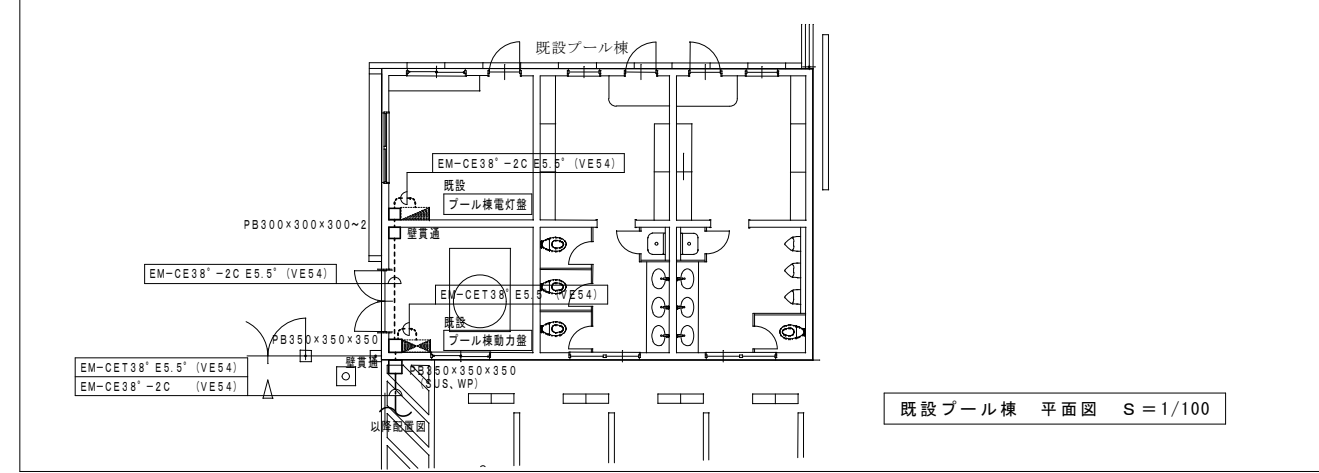

既存プール棟 平面図 S=1/100

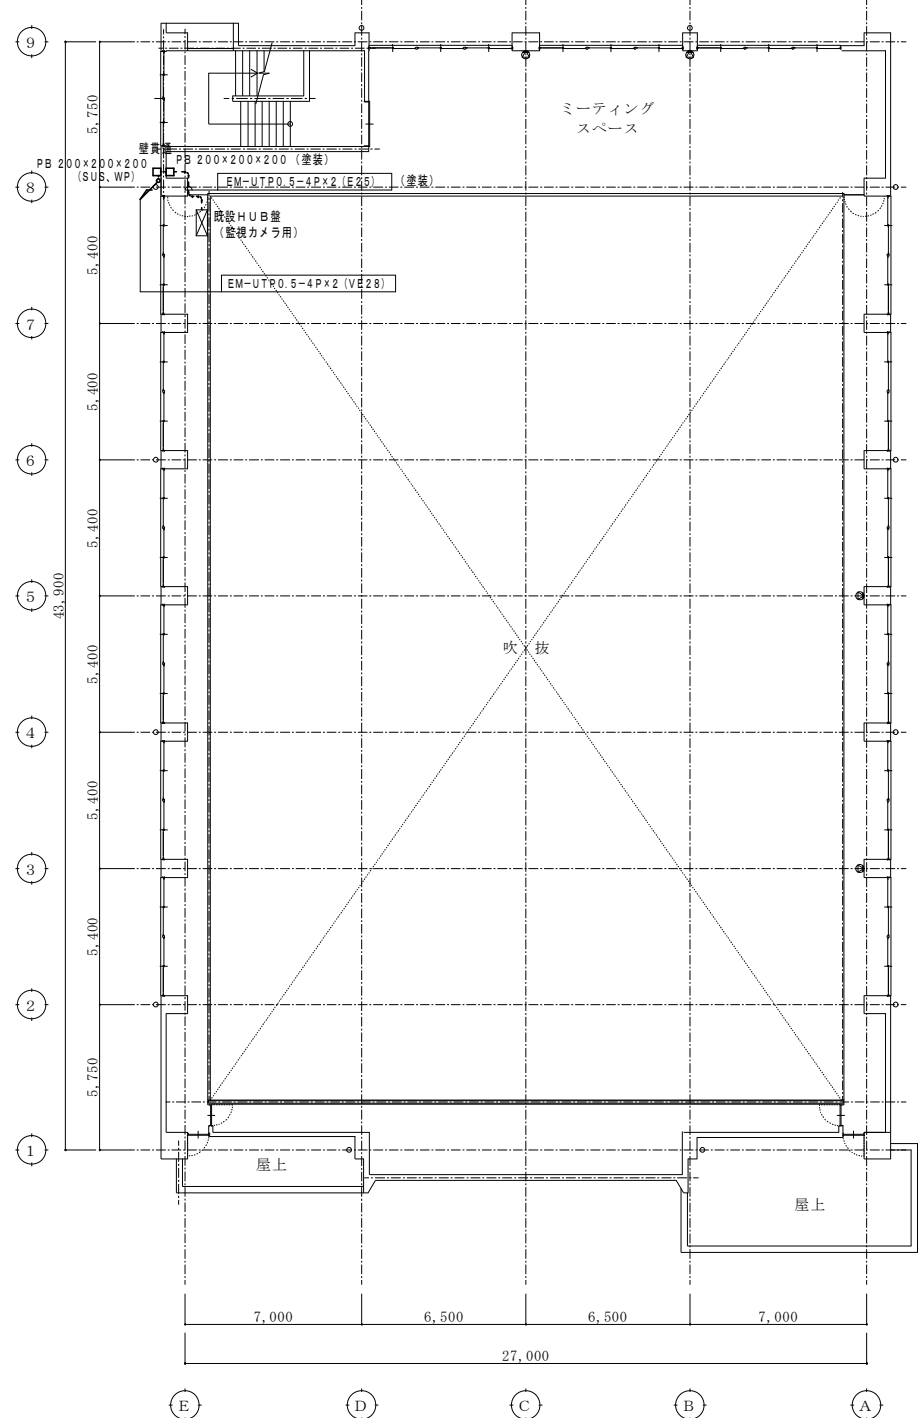

3 階平面図 S=1/150

誘a

LED避難口誘導灯

B級BL形

B・T内蔵




型式認定番号: 1AM111-3209

壁・天井直付型

一般型(20分間)

リモコン自己点検機能付

SH1-FBF20-BL

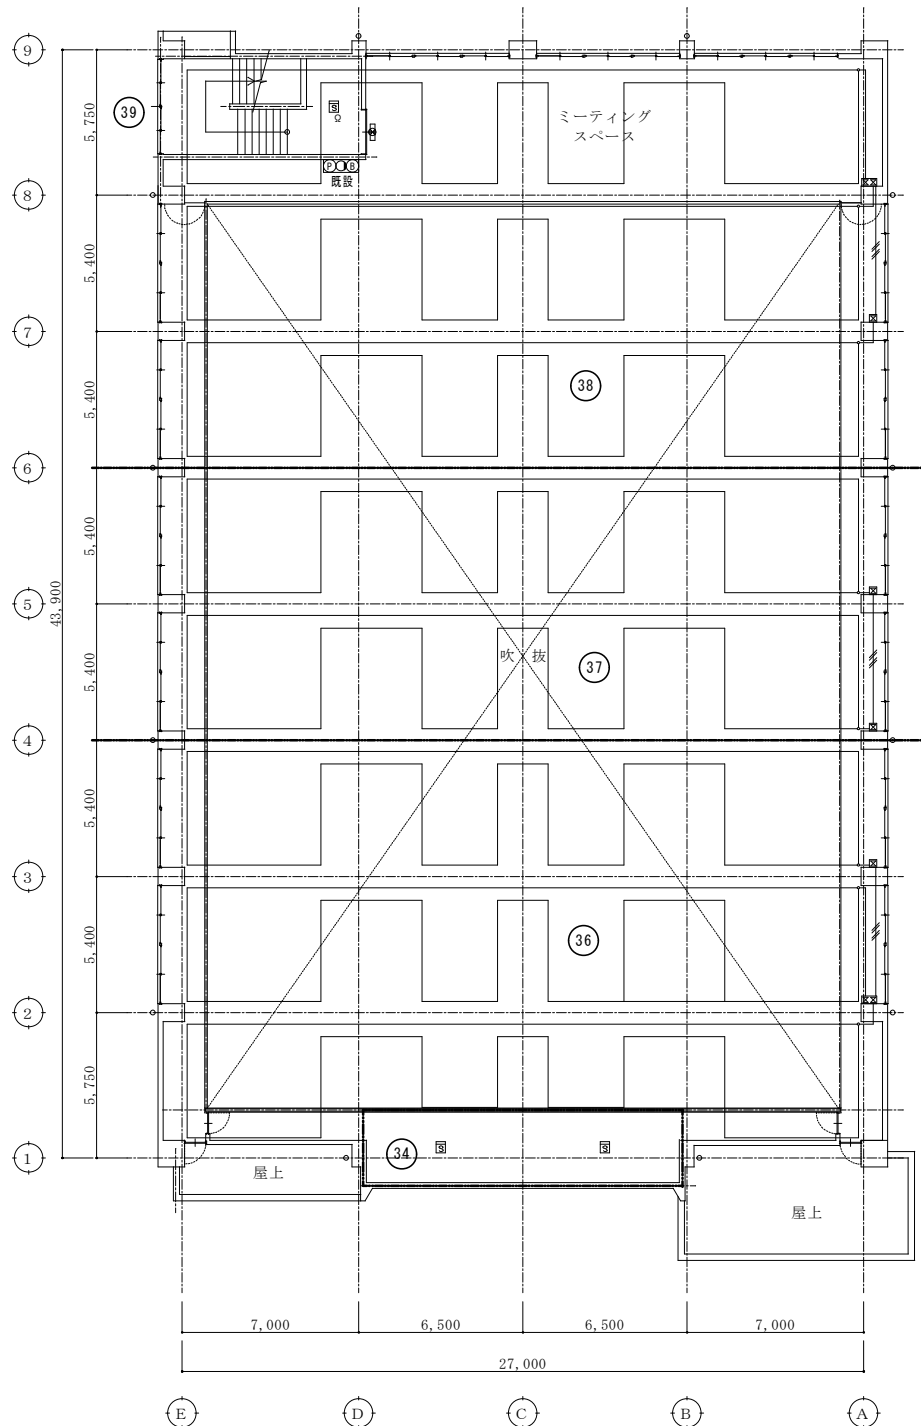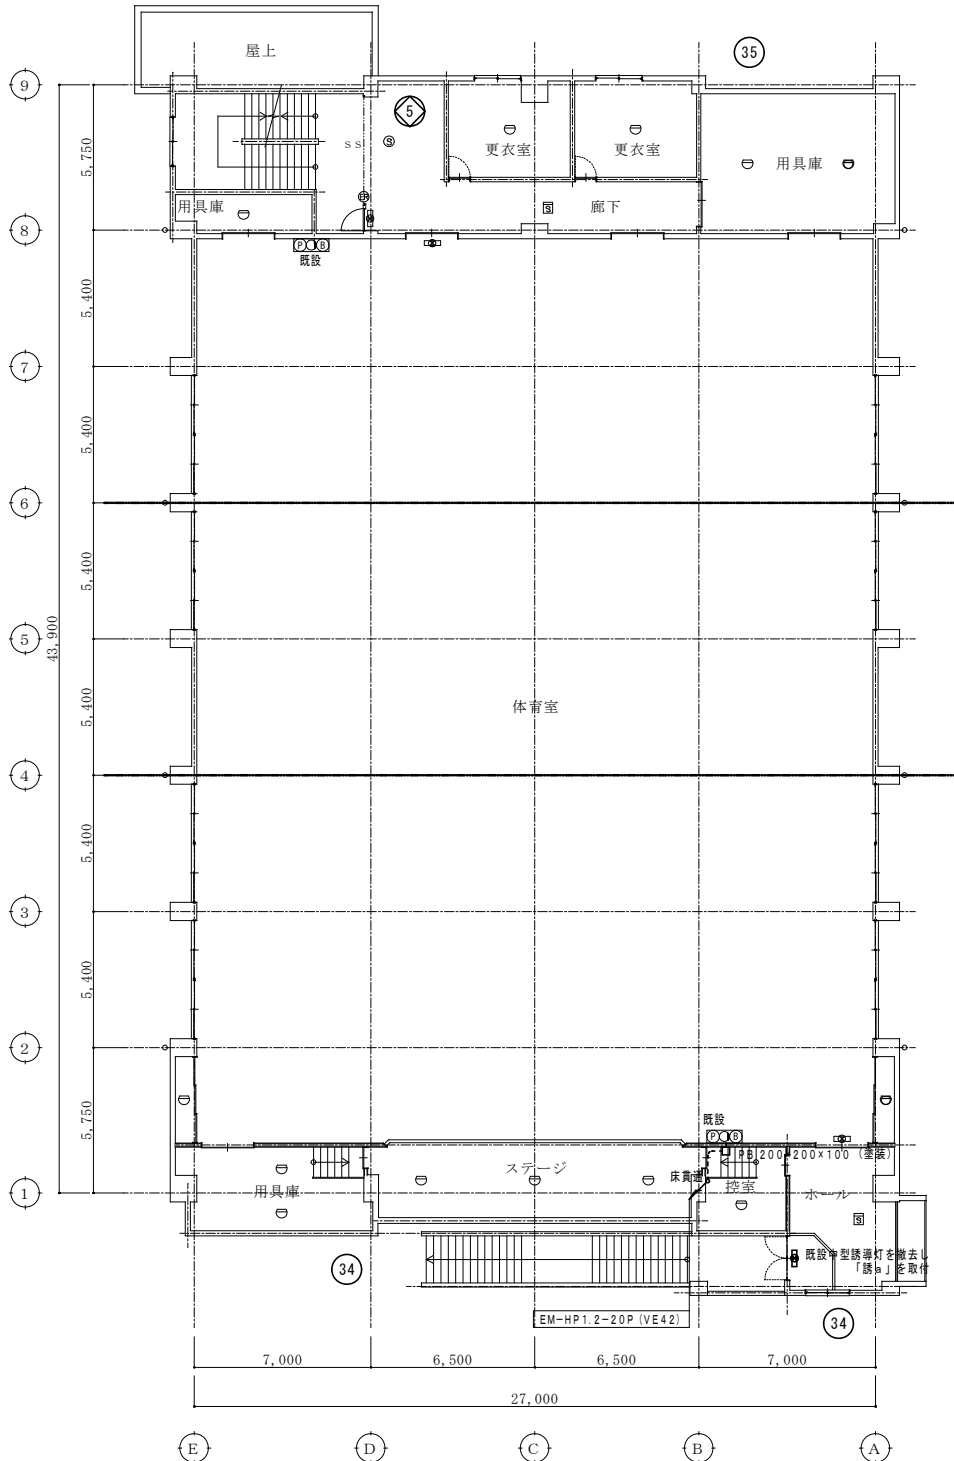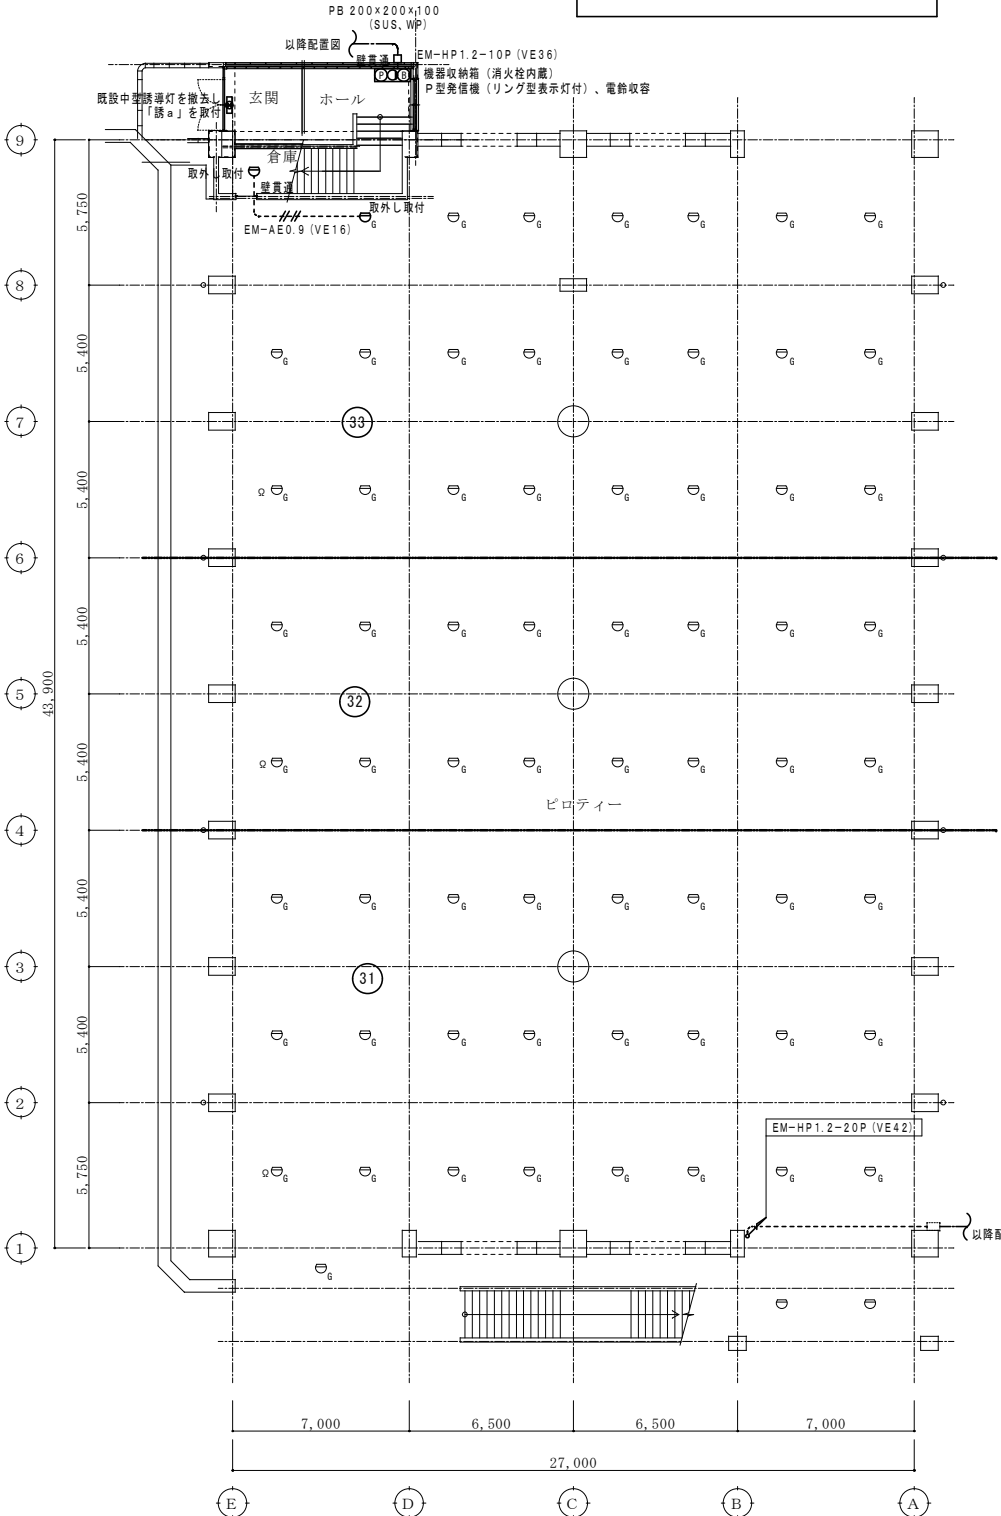

工 事 仕 様 書 （電気設備）

I. 工 事 概 要

1. 工 事 名 称 中央地区小学校災害復旧工事（屋内運動場棟）（電気設備）

2. 工 事 場 所 輪島市河井町 地内

3. 完 成 期 日 令和 年 月 日 （余裕期間制度試行工事適用の場合は、左記を完成日の期限とする。）
指定部分 ・ 無 ・ 有（指定期日：令和 年 月 日） 対象部分（ ）
概成工期 ・ 無 ・ 有（令和 年 月 日） (1.2.1(6))

4. 建 物 概 要

建 物 名 称	構 造	階 数	延面積（㎡）	消防令別表第一	備 考
校 舎 棟	R C 造	3 階建(地階 階.塔屋 1 階)	5,505.32	(7) 項	
屋 内 運 動 場 棟	S R C 造	2 階建(地階 階.塔屋 階)	2,960.90	(7) 項	
厨 房 付 属 棟	S 造	1 階建(地階 階.塔屋 階)	37.63		

5. 別契約の関連工事

●建築工事 ●機械設備工事 ・給排水衛生設備工事 ・空調調和設備工事 ・構内交換設備工事
・昇降機設備工事 ・自家発電設備工事 ・厨房機器設備工事 ・屋外付帯工事 ・植栽工事
・ ・ ・ ・ ・

6. 工 事 内 容

中央地区小学校災害復旧工事（屋内運動場棟）（電気設備）に伴う電気設備工事一式を行う。

II. 工 事 仕 様

1. 一 般 仕 様

- 1) 図面及び特記仕様に記載されていない事項は、すべて国土交通省大臣官房官庁営繕部監修の「公共建築工事標準仕様書（電気設備工事編）令和7年版」（以下、「標準仕様書」という。）及び「公共建築設備工事標準図（電気設備工事編）令和7年版」（以下、「標準図」という。）及び「公共建築改修工事標準仕様書（電気設備工事編）令和7年版」（以下「改修標準仕様書」という。）による。
- 2) 機械設備工事及び建築工事を本工事に含む場合は、機械設備工事及び建築工事はそれぞれの標準仕様書・改修標準仕様書・標準図（建築工事にあっては建築工事標準詳細図）を適用する。

2. 特 記 仕 様

章は●印のものを、特記事項で選択する項目は・印に○印の付いたものを適用する。

●印の付かない場合は、※印の付いたものを適用する。

●印と⊗印の付いた場合は、共に適用する。


章	項 目	特 記 事 項
一 般 共 通 事 項	● ① 工事実績情報	請負金額 5, 0 0 0 千円以上の工事は工事実績情報登録を行う。(1.1.4)
	② 施工体制台帳の作成等	下請負に付する場合は、施工体制台帳を作成し、現場に備え付ける。また、施工体系図を工事関係者及び公衆が見やすい場所に掲げる。(1.1.5(3))
	③ 他工事との取り合い	スリーブ、箱入れなど他工事との取り合いは、別表－1によるものとし、施工に支障をきたさない時期までに、必要な位置、大きさ等を明示し、監督員と打ち合せる。(1.1.7)
	④ 工事の記録等	工事総合進捗表、工事日誌、打合せ記録、工事箇所図及び現況写真等を記載した工事報告書を毎月15日及び月末ごとに提出する。(1.2.4)
	⑤ 施工条件	○ 新築工事 ・ 改修工事（・ 執務並行改修 ・ 全館無人改修） (1.3.3) ・ 工事用車両の駐車場所等は図示による。(改1.3.3) ・ ・ ・ ・ ・
	⑥ 発生材の処理等	・ 引渡しを要するもの（・ ） (1.3.9(2)) ・ 特別管理産業廃棄物（・ P C B使用機器 ・ 廃石綿 ・ ） ・ 現場で再利用を図るもの（・ ） ・ 再資源化を図るもの（・ 蛍光ランプ ・ コンクリート ・ アスファルト ・ 木材 ・ ）
	⑦ 再使用機材	・ 取外し後再使用するものは図示による。(改1.4.3)

章	項 目	特 記 事 項																						
一 般 共 通 事 項	8 事前調査	石綿含有分析調査を ・ 行う（図示 箇所） ・ 行わない (改1.5.1) P C B含有分析調査を ・ 行う（図示 箇所） ・ 行わない (改1.5.3)																						
	● 9 養生	1) 既存部分の養生範囲は、図示による。(改1.7.1) 2) 養生の方法及び固定された備品・ロッカー等の移動は、図示による。(改1.7.2)																						
	10 撤去等	1) 回収を要する機器及び配管の内容物 ・ 燃料 ・ (改1.8.1) 2) 機器の撤去跡の壁面等の補修は、図示による。(改1.8.6)																						
	11 環境への配慮	1) 「国等による環境物品等の調達の推進等に関する法律」（グリーン購入法）に規定される特定調達品「公共工事」等は下記による。また、判断基準を満たすことを確認する。(1.4.1(1)) ・ 照明制御システム ・ 変圧器 ・ 下塗用塗料（重防食） ・ 2) 本工事の建物屋内で使用する揮発性有機化合物を放散する建築材料等は、設計図書に規定する所要の品質及び性能を有するものとし、次のとおりとする。(1.4.1(2)) ① JIS又はJASのF☆☆☆☆規格品 ② 建築基準法施行令第20条の7第4項による国土交通大臣認定品 ③ 下記表示のあるJAS規格品 a. 非ホルムアルデヒド系接着剤使用 b. 接着剤等不使用 c. 非ホルムアルデヒド系接着剤及びホルムアルデヒドを放散しない材料使用 d. ホルムアルデヒドを放散しない塗料等使用 e. 非ホルムアルデヒド系接着剤及びホルムアルデヒドを放散しない塗料使用 f. 非ホルムアルデヒド系接着剤及びホルムアルデヒドを放散しない塗料等使用																						
	⑫ 機材の品質等	1) 本工事に使用する機材等は、設計図書に定める品質及び性能を有する新品とする。 ただし、仮設に使用する機材は、新品に限らない。(1.4.2(1)) 2) 下表に示す機材等の製造者等は次の①から⑥までの事項を満たすものとし、この証明となる資料又は外部機関が発行する評価の書面を提出して、監督員の承諾を受ける。ただし、製造者等が「建築材料・設備機材等品質性能評価事業 設備機材等評価名簿（最新年版）」（（一社）公共建築協会）等に記載されているものは、証明となる資料等の提出を省略することができる。 ①品質及び性能に関する試験データが整備されていること。 ②生産施設及び品質の管理が適切に行われていること。 ③安定的な供給が可能であること。 ④法令等で定める許可、認可、認定又は免許等を取得していること。 ⑤製造又は施工の実績があり、その信頼性があること。 ⑥販売、保守等の営業体制が整えられていること。																						
		<table><tr><th colspan="2">機 材 名 称</th></tr><tr><td>L E D照明器具（一般屋内用に限る）</td><td>絶縁監視装置</td></tr><tr><td>照明制御装置</td><td>蓄電池</td></tr><tr><td>サージ防護デバイス（S P D）</td><td>交流無停電電源装置</td></tr><tr><td>可変速運転用インバータ装置</td><td>太陽光発電装置</td></tr><tr><td>盤類</td><td>監視カメラ装置</td></tr><tr><td>高圧機器</td><td>中央監視制御装置</td></tr><tr><td></td><td></td></tr><tr><td></td><td></td></tr><tr><td></td><td></td></tr><tr><td></td><td></td></tr></table>	機 材 名 称		L E D照明器具（一般屋内用に限る）	絶縁監視装置	照明制御装置	蓄電池	サージ防護デバイス（S P D）	交流無停電電源装置	可変速運転用インバータ装置	太陽光発電装置	盤類	監視カメラ装置	高圧機器	中央監視制御装置								
	機 材 名 称																							
	L E D照明器具（一般屋内用に限る）	絶縁監視装置																						
	照明制御装置	蓄電池																						
	サージ防護デバイス（S P D）	交流無停電電源装置																						
	可変速運転用インバータ装置	太陽光発電装置																						
盤類	監視カメラ装置																							
高圧機器	中央監視制御装置																							
⑬ 工事の 創意工夫等	受注者は、工事施工において、自ら立案実施した創意工夫や工事特性に関する項目、又は地域社会への貢献として評価できる項目に関する事項について、工事完了時までに所定の様式により提出することができる。(1.5.7)																							
14 化学物質の 濃度測定	建築物の室内空気中の濃度測定を ・ 行う ・ 行わない (1.5.8) 測定時期、測定対象化学物質、測定方法、測定対象室、測定箇所数等は図示による。																							
⑮ 中間検査	中間検査の実施 ・ 無 ○ 有（時期 ○ 天井地下完了時 ・ ） (1.6.2)																							
⑯ 完成図	原因及び製本（等倍 1 部、A 3 縮小 2 部）提出する。(1.7.2)																							
⑰ 保全に関する 資料	保全に関する資料は次のとおり、 2 部提出する。(1.7.3) ①建築物等の利用に関する説明書※ ②機器取扱説明書（主要機器一覧表とも） ③機器性能試験成績書（総合試運転報告書とも） ④官公署届出書類 ※「建築物等の利用に関する説明書」作成の手引き 手引きのダウンロード http://www.mlit.go.jp/gobuild/kijun_kentikubuturiyou_tebiki.html																							
18 足場類	内部及び外部足場の種別は、図示による。防護シート等の養生は図示による。(改2.2.2)																							
19 仮設間仕切・扉	設置箇所、種別及び塗装仕上げは、図示による。(改2.2.3)																							
20 仮設備	仮設備を ・ 設ける（図示による） ・ 設けない (改2.14.1)																							
⑰ 工事用電力等	・ 既存施設に電力量計等を設けて使用できる（有償） ○ 発電機又は北陸電力引込み等 (改2.2.4)																							
⑱ 監督員事務所等	1) 監督員事務所を ※ 設けない ・ 設ける〔 ・ 1号（10㎡程度） ・ 2号（20㎡程度）〕 2) 監督員事務所に設ける備品等 ・ 保護帽 ・ 墜落制止用器具 ・ 長靴 ・ 合羽 ・ 机 ・ 椅子 ・ 懐中電灯 ・ 書棚 ・ 黒板 ・ 寒暖計 ・ ・ 3) 設計図を工事監理用に製本（等倍 1 部、A 3 縮小 2 部）し、監督員事務所等に置く。(2.1.1(1) (4))																							

章	項 目	特 記 事 項
一 		

最終改訂 R 8 . 4 . 1

電気 1

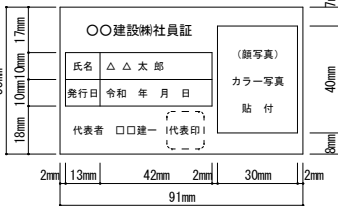章	項	目	特	記	事	項																
●	一般共通事項	③⑤ 耐震施工	次に示す事項を除き、すべて独立行政法人建築研究所監修の「建築設備耐震設計・施工指針 2014年版」による。 (2-2.1.13(2)～(4)) 1) 機器の設計用標準水平震度及び耐震クラスは図示による。図示がなければ次による。 <table><tr><td rowspan="2">設置場所</td><td colspan="2">耐震安全性の分類（重要機器、一般機器共通）</td></tr><tr><td>特定の施設 ・ 耐震クラス S</td><td>一般の施設 ○ 耐震クラス A</td></tr><tr><td>上層階、屋上及び塔屋</td><td>2. 0</td><td>1. 5 < 2. 0 ></td></tr><tr><td>中間階</td><td>1. 5</td><td>1. 0 < 1. 5 ></td></tr><tr><td>一階及び地下階</td><td>1. 0（1. 5）</td><td>1. 0</td></tr></table> 注1 設置場所の区分は、機器等を支持する床部分により適用し、天井面（上階床）より支持する機器等は直上階を適用する。 注2 上層階は、2～6階建の場合は最上階、7～9階建の場合は上層2階、10～12階建の場合は上層3階、13階建以上の場合は上層4階とする。 注3（ ）内の値は水槽類（受水槽、高置水槽、消火関係水槽、オイルタンク等）、< >内の値は防振支持の機器（防振材・防振装置を介して設置される機器）に適用する。 2) 地域係数は1. 0とする。 3) 設計用鉛直地震力は、設計用水平地震力の1／2とし水平地震力と同時に働くものとする。 4) 重量1 kN以下の軽量な機器（標準仕様書の適用を受けるものは除く）においても耐震を考慮し据付け又は取付けを行うものとするが、前記指針の方法によらなくてもよい。				設置場所	耐震安全性の分類（重要機器、一般機器共通）		特定の施設 ・ 耐震クラス S	一般の施設 ○ 耐震クラス A	上層階、屋上及び塔屋	2. 0	1. 5 < 2. 0 >	中間階	1. 5	1. 0 < 1. 5 >	一階及び地下階	1. 0（1. 5）	1. 0		
		設置場所	耐震安全性の分類（重要機器、一般機器共通）																			
			特定の施設 ・ 耐震クラス S	一般の施設 ○ 耐震クラス A																		
		上層階、屋上及び塔屋	2. 0	1. 5 < 2. 0 >																		
		中間階	1. 5	1. 0 < 1. 5 >																		
		一階及び地下階	1. 0（1. 5）	1. 0																		
		③⑥ 電気工事士	500kW以上の自家用電気工作物においては第一種電気工事士により施工を行うように努める。																			
		③⑦ 電線本数・管路等	分電盤、制御盤、端子盤等の二次側以降の配線経路、電線太さ、電線本数、管径等は機能を優先し、図面と多少相違しても差し支えない。ただし、相違する場合は監督員の承諾を受ける。また、機械室の露出配線は、金属管にて施工し、全長にわたって接地線を設ける。																			
		③⑧ 名札の義務	請負金額10, 000千円以上の元請工事の現場代理人及び主任（監理）技術者は顔写真付き名札を常時着用する。下記の寸法等は、参考であり、社員証等に替えることができる。 <table><tr><td>55mm</td><td>10mm</td><td>17mm</td><td>4mm</td></tr><tr><td>13mm</td><td>2mm</td><td>91mm</td><td>2mm</td></tr><tr><td>2mm</td><td>13mm</td><td>42mm</td><td>2mm</td></tr><tr><td>30mm</td><td>2mm</td><td></td><td></td></tr></table> 				55mm	10mm	17mm	4mm	13mm	2mm	91mm	2mm	2mm	13mm	42mm	2mm	30mm	2mm		
		55mm	10mm	17mm	4mm																	
13mm	2mm	91mm	2mm																			
2mm	13mm	42mm	2mm																			
30mm	2mm																					
③⑨ 退職金共済制度	受注者は建設業退職金共済制度に加入し、本工事の掛金収納書を工事請負契約締結後1ヵ月以内に監督員を通じて発注者に提出する。また、現場事務所に適用標識（シール）を掲示する。																					
④⑩ 過積載等の防止	1) 積載重量制限を超えて土砂等を積み込まず、また積み込ませない。 2) さし杵装着車、不表示車等に土砂等を積み込まず、また積み込ませない。 3) 過積載車両、さし杵装着車、不表示車等から土砂等の引き渡しを受ける等、過積載を助長しないようにする。 4) 取引関係のあるダンプカー事業者が過積載を行い、又はさし杵装着車、不表示車等を土砂等運搬に使用している場合は、早急に不正状態を解消する措置を講ずる。 5) 建設発生土の処理及び資材の購入に当たって、下請事業者及び骨材納入業者の利益を不当に害することのないようにする。 6) 「土砂等を運搬する大型自動車による交通事故の防止等に関する特別措置法」（昭和42年8月2日法律第131号。以下「法」という。）の目的に鑑み、法第12条に規定する団体等の設立状況を踏まえ、同団体等への加入者の使用を促進する。 7) 1)から6)につき、元請建設業者は下請建設業者を十分指導する。																					
41 景観への配慮	本工事は、石川県公共事業景観形成ガイドラインに基づく下記の事業であり、景観に配慮した施工に努める。 ・ 重点事業 ・ 一般事業																					
42 総合評価方式における技術提案	「石川県建設工事総合評価方式試行要領」に基づく、「技術提案」がある場合は、提案内容を本工事において確実に履行し、「技術提案履行状況報告書」を監督員に提出の上、履行状況の確認を受ける。履行にあたり疑義が生じた場合は、速やかに監督員と協議する。																					
●	通信・情報設備	④③ 電子納品	※ 行う（「電子納品仕様書」による。） ・ 行わない 電子納品仕様書 1 電子納品とは、出来形管理資料や工事写真等の工事完成図書を電子データで納品するものである。 ここでいう電子データとは、下表に示す各種電子納品要領等で定めるフォーマットに基づいて作成されたものを指す。 <table><tr><td>名 称</td></tr><tr><td>営繕工事電子納品要領（令和3年改定）</td></tr><tr><td>官庁営繕事業に係る電子納品運用ガイドライン【営繕工事編】（令和4年改定）</td></tr></table> 基準・要領類のダウンロード http://www.mlit.go.jp/gobuild/gobuild_tk2_000017.html 2 工事関係書類の最終成果品を、従来の紙での納品と別にCD-R、DVD-R又はBD-Rで1部納品する。 3 工事着手時には、事前協議チェックシートを用いて事前協議を行うものとする。 工事関係書類の内、電子データで提出するものは、事前協議にて決定する。			名 称	営繕工事電子納品要領（令和3年改定）	官庁営繕事業に係る電子納品運用ガイドライン【営繕工事編】（令和4年改定）														
		名 称																				
		営繕工事電子納品要領（令和3年改定）																				
		官庁営繕事業に係る電子納品運用ガイドライン【営繕工事編】（令和4年改定）																				
		④④ 公共事業労務費調査の協力	受注者は、当該工事が発注者の実施する公共事業労務費調査の対象工事となった場合には、次の各号に掲げる協力をしなければならない。工期経過後においても同様とする。 ① 調査票等に必要事項を正確に記入し、発注者に提出する等必要な協力をする。 ② 調査票等を提出した事業所が、事後に発注者が行う調査・指導の対象になった場合には、その実施に協力する。 ③ 正確な調査票等の提出が行えるよう、労働基準法等に従い就業規則を作成すると共に賃金台帳を調整・保存する等、日頃より使用している現場労働者の賃金時間管理を適切に行う。 ④ 下請負に付する場合には、当該下請工事受注者（当該下請工事の一部に係る二次以降の下請負人を含む）が前各号と同様の義務を負う旨を定める。 受注者は、雇用者等の業務に関して生じた負傷、疾病、死亡及びその他の事故に対して責任をもって適正な補償をしなければならない。（法定外の労災保険を含む）																			
		④⑤ 事故の補償	受注者は、雇用者等の業務に関して生じた負傷、疾病、死亡及びその他の事故に対して責任をもって適正な補償をしなければならない。（法定外の労災保険を含む）																			
		① 照明用ポール	内蔵する開閉器 ※ なし（取付板のみ） ・ 配線用遮断器 ・ カットアウトスイッチ (1.4.2(14))																			
		② 分電盤等	1) キャビネット材質、仕上げ ○ 鋼板製指定色塗装 ・ 鋼板製熔融亜鉛めっき (1.7.3) ・ ステンレス鋼板製指定色塗装 ・ (1.7.6) 2) 電力量計 ・ 検定付 ・ 無検定																			
		3 電気自動車用充電装置	・ 急速充電装置 ・ 普通充電装置（定格電圧 ・ 100V ・ 200V） (1.14.1～2)																			
		4 電線の接続	・ 高圧ケーブルの端末処理を行う場合は、被覆の伸縮対策を施す。 (2.1.1)																			
⑤ 配管引込部	地盤変位への対応 ※ 小規模 ・ 中規模 ・ 大規模 (2.1.13(5)～(6))																					
⑥ 導入線	長さ1m以上の通線しない配管には1.2mm以上の樹脂被覆鉄線を挿入する。 (2.2.9(3))																					
⑦ 管の埋設深さ	埋設深さは原則として、構内道路、高圧ケーブル、幹線ケーブルは ○ 60cm ・ cm）、その他は（ ・ 30cm ○ 60cm）とする。 (2.12.2)																					
⑧ 標識シート等	1) 地中配線に標識シート（倍折）を敷設する。 (2.12.4) 2) 埋設標（ ・ コンクリート製 ・ 樹脂製 ・ 鉄製） ・ 要（図示箇所） ・ 不要 (2.12.5) ・ 板状 ・ 垂直 ・ 水平 ・ 環状 ・ 網状 ・ 構造体利用 (2.17.4)																					
9 雷保護接地極																						
10 施工の試験	1) 構造体利用等の接地極における接地抵抗測定の時期及び回数（ ） (2.18.2) 2) 一般照明の照度測定を ・ 行う（改修は対象家の改修前後） ・ 行わない (改2.19.2)																					
○	受変電設備	1 キュービクル式配電盤等	1) キャビネット材質、仕上げ及び電力量計は、電力設備の分電盤等による。 (1.1.3) (1.1.5) 2) 温度上昇性能試験を ・ 行う ※ 行わない (1.9.1)																			
		2 交流遮断器	操作方式 ・ 手動ばね操作方式 ・ 電気操作方式 (1.1.6(1))																			
		3 進相コンデンサ等	1) 進相コンデンサ絶縁方式は図示による。 (1.1.5(3)) (1.1.6(3)) 2) 直列リアクトル絶縁方式は図示による。 (1.1.5(4)) (1.1.6(4))																			
		○ 電力貯蔵設備	1 交流無停電電源装置 ・ 常時インバータ給電方式 ・ ラインインタラクティブ方式 ・ 常時商用給電方式 (1.2.1) 停電補償時間 分 (1.2.7)																			
		2 電力調整用蓄電装置	1) 機能（ピークシフト、ピークカット、需給調整、電力補償）は図示による。 (1.3.1(2)) 2) 蓄電池 ※ リチウム二次電池 ・ 鉛蓄電池 ・ (1.3.5(1)) 3) 蓄電池の容量、期待寿命、充放電回数及び放電時間は図示による。 (1.3.5(2))																			
		○ 発電設備	1 ディーゼル発電装置 運転時間 時間 (1.1.1(5)) 2 太陽光発電装置 1) 自立運転を ・ 行う ・ 行わない (1.7.1(3)) 2) 太陽電池アレイの公称出力は、図示による。 (1.7.2(2))																			
		3 その他	1) 燃料油の種別及び配管材料等は、図示による。 (1.1.7.1) (1.1.8) 2) 系統連系を ・ する ・ しない (1.4.1(2))等																			
		① 端子盤等	キャビネット材質及び仕上げは、電力設備の分電盤等による。 (1.4.2)																			
		② 機器仕様	詳細機器仕様は、図示による。 (1.5.1)等																			
		③ 標識シート等	標識シート等は、電力設備の標識シート等による。 (2.11.3) (2.11.4)																			
4 テレビ共同受信設備	受信調査を ・ 行う（ チャンネル） ・ 行わない (2.19.3)																					
○	中央監視制御設備	1 警報盤	信号の伝送方式は、図示による。 (1.2.1)																			
		2 記録装置	印字方式は、図示による。 (1.4.6)																			

章	項	目	特	記	事	項																																																																																							
○	その他	1 接地極	接地極の材料は下記による。なお接地棒EB(14φ)の長さは1,500mm以上とし、10φは、W=30 L=900mm以上、14φはW=40 L=1,200mm以上としてもよい。 <table><tr><td>接 地 の 種 類</td><td>記 号</td><td>接地抵抗値</td><td>接 地 極</td></tr><tr><td>・ 共同接地</td><td>E_A E_B E_C E_D</td><td>Ω以下</td><td>・ EB(14φ)×3連ー組 ・ EP-900 ×1</td></tr><tr><td>・ 共同接地</td><td>E_A E_C E_D</td><td>10 Ω以下</td><td>○ EB(14φ)×3連ー2組 ・ EP-900 ×1</td></tr><tr><td>・ A 種</td><td>E_A</td><td>10 Ω以下</td><td>○ EB(14φ)×3連ー2組 ・ EP-900 ×1</td></tr><tr><td>・ B 種</td><td>E_B</td><td>50 Ω以下</td><td>○ EB(14φ)×3連ー2組 ・ EP-900 ×1</td></tr><tr><td>・ C 種</td><td>E_C</td><td>10 Ω以下</td><td>・ EB(14φ)×3連ー組 ・ EP-900 ×1</td></tr><tr><td>・ D 種</td><td>E_D</td><td>100 Ω以下</td><td>EB(10φ)×1 (L=1,000mm)</td></tr><tr><td>・ D種 ELOB用</td><td>E_D E_L C_B</td><td>100 Ω以下</td><td>○ EB(14φ)×3連ー1組 ○ EB(14φ)×3連ー2組 ・ EP-900 ×1</td></tr><tr><td>・ 高圧避雷器</td><td>E_{LH}</td><td>10 Ω以下</td><td>・ EB(14φ)×3連ー2組 ・ EP-900 ×1</td></tr><tr><td>・ 低圧避雷器</td><td>E_{LL}</td><td>10 Ω以下</td><td>・ EB(14φ)×2連ー2組 ・ EP-900 ×1</td></tr><tr><td>・ 雷保護設備</td><td>E_L</td><td>50 Ω以下</td><td>・ EB(14φ)×2連ー2組 ・ EP-600 ×2</td></tr><tr><td>・ 構造体接地</td><td></td><td></td><td></td></tr><tr><td>・ 交換機用</td><td>E_t</td><td>Ω以下</td><td>EB(14φ)×3連ー組</td></tr><tr><td>・ 通信用</td><td>E_{At}</td><td>10 Ω以下</td><td>・ EB(14φ)×3連ー2組 ・ EP-900 ×1</td></tr><tr><td>・ 通信用</td><td>E_{Dt} E_{Da}</td><td>100 Ω以下</td><td>EB(10φ)×1 (L=1,000mm)</td></tr><tr><td>・ 測定用</td><td>E_o</td><td></td><td>EB(10φ)×1 (L=1,000mm)</td></tr></table>				接 地 の 種 類	記 号	接地抵抗値	接 地 極	・ 共同接地	E _A E _B E _C E _D	Ω以下	・ EB(14φ)×3連ー組 ・ EP-900 ×1	・ 共同接地	E _A E _C E _D	10 Ω以下	○ EB(14φ)×3連ー2組 ・ EP-900 ×1	・ A 種	E _A	10 Ω以下	○ EB(14φ)×3連ー2組 ・ EP-900 ×1	・ B 種	E _B	50 Ω以下	○ EB(14φ)×3連ー2組 ・ EP-900 ×1	・ C 種	E _C	10 Ω以下	・ EB(14φ)×3連ー組 ・ EP-900 ×1	・ D 種	E _D	100 Ω以下	EB(10φ)×1 (L=1,000mm)	・ D種 ELOB用	E _D E _L C _B	100 Ω以下	○ EB(14φ)×3連ー1組 ○ EB(14φ)×3連ー2組 ・ EP-900 ×1	・ 高圧避雷器	E _{LH}	10 Ω以下	・ EB(14φ)×3連ー2組 ・ EP-900 ×1	・ 低圧避雷器	E _{LL}	10 Ω以下	・ EB(14φ)×2連ー2組 ・ EP-900 ×1	・ 雷保護設備	E _L	50 Ω以下	・ EB(14φ)×2連ー2組 ・ EP-600 ×2	・ 構造体接地				・ 交換機用	E _t	Ω以下	EB(14φ)×3連ー組	・ 通信用	E _{At}	10 Ω以下	・ EB(14φ)×3連ー2組 ・ EP-900 ×1	・ 通信用	E _{Dt} E _{Da}	100 Ω以下	EB(10φ)×1 (L=1,000mm)	・ 測定用	E _o		EB(10φ)×1 (L=1,000mm)																							
		接 地 の 種 類	記 号	接地抵抗値	接 地 極																																																																																								
		・ 共同接地	E _A E _B E _C E _D	Ω以下	・ EB(14φ)×3連ー組 ・ EP-900 ×1																																																																																								
		・ 共同接地	E _A E _C E _D	10 Ω以下	○ EB(14φ)×3連ー2組 ・ EP-900 ×1																																																																																								
		・ A 種	E _A	10 Ω以下	○ EB(14φ)×3連ー2組 ・ EP-900 ×1																																																																																								
		・ B 種	E _B	50 Ω以下	○ EB(14φ)×3連ー2組 ・ EP-900 ×1																																																																																								
		・ C 種	E _C	10 Ω以下	・ EB(14φ)×3連ー組 ・ EP-900 ×1																																																																																								
		・ D 種	E _D	100 Ω以下	EB(10φ)×1 (L=1,000mm)																																																																																								
		・ D種 ELOB用	E _D E _L C _B	100 Ω以下	○ EB(14φ)×3連ー1組 ○ EB(14φ)×3連ー2組 ・ EP-900 ×1																																																																																								
		・ 高圧避雷器	E _{LH}	10 Ω以下	・ EB(14φ)×3連ー2組 ・ EP-900 ×1																																																																																								
・ 低圧避雷器	E _{LL}	10 Ω以下	・ EB(14φ)×2連ー2組 ・ EP-900 ×1																																																																																										
・ 雷保護設備	E _L	50 Ω以下	・ EB(14φ)×2連ー2組 ・ EP-600 ×2																																																																																										
・ 構造体接地																																																																																													
・ 交換機用	E _t	Ω以下	EB(14φ)×3連ー組																																																																																										
・ 通信用	E _{At}	10 Ω以下	・ EB(14φ)×3連ー2組 ・ EP-900 ×1																																																																																										
・ 通信用	E _{Dt} E _{Da}	100 Ω以下	EB(10φ)×1 (L=1,000mm)																																																																																										
・ 測定用	E _o		EB(10φ)×1 (L=1,000mm)																																																																																										
○ 他工事との取り扱い	<table><tr><th colspan="2">工 事 内 容</th><th>電気</th><th>機械</th><th>建築</th><th>備 考</th></tr><tr><td rowspan="4">開口部</td><td>はり、床、壁の貫通部（RC造）</td><td>補 強 筋 スリーブ、仮枠、穴埋共</td><td>●</td><td></td><td>● 建築図面に図示 S造は建築</td></tr><tr><td>埋込形分電盤、端子盤、ブルボックス</td><td>補 強 筋 仮 枠</td><td>●</td><td></td><td>● 建築図面に図示</td></tr><tr><td>天井、壁ボード類の軽量鉄骨下地補強（埋込形照明器具用）</td><td>下 地 補 強 ボ ー ド 類 切 込 み</td><td>●</td><td></td><td></td></tr><tr><td>軽量鉄骨へのボックス取付金具及びその取付</td><td></td><td>●</td><td></td><td></td></tr><tr><td rowspan="12">その他</td><td>既成間仕切りへの位置ボックス及びその取付</td><td></td><td></td><td>●</td><td></td></tr><tr><td>発電機、配電盤及び制御盤等の基礎</td><td></td><td></td><td>●</td><td>● 建築図面に図示</td></tr><tr><td>避雷針、TVアンテナの屋上コンクリート基礎（自立型の場合）</td><td></td><td></td><td>●</td><td>● 建築図面に図示</td></tr><tr><td>配管ビット及びふた</td><td></td><td></td><td>●</td><td></td></tr><tr><td>床、壁、天井の点検口</td><td></td><td></td><td>●</td><td>● 建築図面に図示</td></tr><tr><td>自動扉、電動シャッター、防火ドア等制御盤の一次側配管配線</td><td>●</td><td></td><td></td><td>※1</td></tr><tr><td>実験台付属コンセント等への配管配線及び配線接続（直接続のみ）</td><td>●</td><td></td><td></td><td></td></tr><tr><td>機械設備機器付属の制御盤への電源供給の配管配線</td><td>●</td><td></td><td></td><td>一次側</td></tr><tr><td>機械設備機器付属の制御盤以降の配管配線（接地共）</td><td></td><td>●</td><td></td><td>二次側</td></tr><tr><td>制御盤と動力盤間の電源供給及び操作回路の渡り配管配線</td><td>●</td><td></td><td></td><td></td></tr><tr><td>機械設備機器と付属操作スイッチとの渡り配管配線</td><td>●</td><td></td><td></td><td>天吊FCU、換気扇等</td></tr><tr><td>※1 二次側配線、配管及びシャッター、防火ドア、自動扉は建築工事</td><td></td><td></td><td></td><td></td></tr></table>					工 事 内 容		電気	機械	建築	備 考	開口部	はり、床、壁の貫通部（RC造）	補 強 筋 スリーブ、仮枠、穴埋共	●		● 建築図面に図示 S造は建築	埋込形分電盤、端子盤、ブルボックス	補 強 筋 仮 枠	●		● 建築図面に図示	天井、壁ボード類の軽量鉄骨下地補強（埋込形照明器具用）	下 地 補 強 ボ ー ド 類 切 込 み	●			軽量鉄骨へのボックス取付金具及びその取付		●			その他	既成間仕切りへの位置ボックス及びその取付			●		発電機、配電盤及び制御盤等の基礎			●	● 建築図面に図示	避雷針、TVアンテナの屋上コンクリート基礎（自立型の場合）			●	● 建築図面に図示	配管ビット及びふた			●		床、壁、天井の点検口			●	● 建築図面に図示	自動扉、電動シャッター、防火ドア等制御盤の一次側配管配線	●			※1	実験台付属コンセント等への配管配線及び配線接続（直接続のみ）	●				機械設備機器付属の制御盤への電源供給の配管配線	●			一次側	機械設備機器付属の制御盤以降の配管配線（接地共）		●		二次側	制御盤と動力盤間の電源供給及び操作回路の渡り配管配線	●				機械設備機器と付属操作スイッチとの渡り配管配線	●			天吊FCU、換気扇等	※1 二次側配線、配管及びシャッター、防火ドア、自動扉は建築工事				
工 事 内 容		電気	機械	建築	備 考																																																																																								
開口部	はり、床、壁の貫通部（RC造）	補 強 筋 スリーブ、仮枠、穴埋共	●		● 建築図面に図示 S造は建築																																																																																								
	埋込形分電盤、端子盤、ブルボックス	補 強 筋 仮 枠	●		● 建築図面に図示																																																																																								
	天井、壁ボード類の軽量鉄骨下地補強（埋込形照明器具用）	下 地 補 強 ボ ー ド 類 切 込 み	●																																																																																										
	軽量鉄骨へのボックス取付金具及びその取付		●																																																																																										
その他	既成間仕切りへの位置ボックス及びその取付			●																																																																																									
	発電機、配電盤及び制御盤等の基礎			●	● 建築図面に図示																																																																																								
	避雷針、TVアンテナの屋上コンクリート基礎（自立型の場合）			●	● 建築図面に図示																																																																																								
	配管ビット及びふた			●																																																																																									
	床、壁、天井の点検口			●	● 建築図面に図示																																																																																								
	自動扉、電動シャッター、防火ドア等制御盤の一次側配管配線	●			※1																																																																																								
	実験台付属コンセント等への配管配線及び配線接続（直接続のみ）	●																																																																																											
	機械設備機器付属の制御盤への電源供給の配管配線	●			一次側																																																																																								
	機械設備機器付属の制御盤以降の配管配線（接地共）		●		二次側																																																																																								
	制御盤と動力盤間の電源供給及び操作回路の渡り配管配線	●																																																																																											
	機械設備機器と付属操作スイッチとの渡り配管配線	●			天吊FCU、換気扇等																																																																																								
	※1 二次側配線、配管及びシャッター、防火ドア、自動扉は建築工事																																																																																												

JOB NO.
125280

2026 年 月

中央地区小学校災害復旧工事（屋内運動場棟）（電気設備）

一般建築士事務所株式会社浦建築研究所一般建築士 第276761号 浦 淳

設計

・

・

標 題

工事仕様書（電気設備）2

縮 尺

N・S

図 番

E-02

電気2

章 項 目		特 記 事 項		章 項 目		特 記 事 項	
●	① いしかわ週休 2日工事	工事現場において週休2日に取り組む「いしかわ週休2日工事」（以下、「週休2日工事」という。）の適用については、次のとおりとする。 なお、週休2日の工事の定義(様式)等については、石川県土木部監理課技術管理室HPの「いしかわ週休2日工事 実施要領」を参照すること。 （１）当初設計において、週単位の週休2日にかかる補正係数を乗じている。 （２）受注者は、工事現場に週休2日に取り組むことを記載した工事看板を設置すること。 （３）受注者は、現場着手前に休日取得〔計画〕表を作成し、監督員に提出・共有すること。 （４）受注者は、工程に大幅な変更が生じた場合は休日取得〔計画〕表を修正し、監督員に提出・共有すること。 （５）受注者は、工期最終日まで、に、休日取得〔実績〕表を記入し、監督員に提出すること。 （６）分離発注工事の場合に、各発注工事単位で、現場事務所での作業を含めて1日を通して現場作業が無い状態も「現場閉所」とみなす。 （７）発注者は、現場閉所の達成状況を確認し、週単位の週休2日に満たない場合は月単位の週休2日（4週8休相当）の補正に減額するものとし、月単位の週休2日（4週8休相当）に満たない場合は、補正分を減額するものとする。 なお、週休2日の確保が確認できなかった場合であっても、工事成績評定で減点評価は行わない。					
	2 余裕期間制度 試行工事	1）適用 ・ 対象 ※ 対象外 2）余裕期間制度対象工事の内容 （１）本工事は、円滑な工事施工体制の確保を図るため、全体工期の範囲内で受注者が工事の着手及び完成日を設定することができる工事であり、建設工事に係る余裕期間制度（フレックス方式）試行要領に基づき実施するものとする。 （２）受注者は、契約締結日から着工日の期限までの間で、休日を除く任意の日を着工日として設定することができる。 （３）受注者は、完成日の期限までの間で、休日を除く任意の日を完成日として設定することができる。 （４）工期は受注者が任意で設定した着工及び完成日を記載する。 （５）受注者は、契約時に現場代理人及び主任技術者選任届を発注者に提出しなければならない。 （６）受注者は、着工日までの余裕期間内に工事（工場製作、測量、資材の搬入、仮設物や現場事務所の設置等の準備工を含む。）に着手してはならない。ただし、現場に搬入しない資機材の準備及び労働者の手配は、この限りでない。 （７）受注者は、余裕期間の間は、現場代理人及び主任（監理）技術者の配置を要しない。 （８）受注者は、着工日までに施工計画書を提出するものとする。 （９）余裕期間制度の適用により増加する費用は、受注者の負担とする。 （１０）その他、この特記仕様書に定めのないことについては、建設工事に係る余裕期間制度（フレックス方式）試行要領によるものとする。 （着工日の期限） 契約締結日から起算して〇ヶ月以内					
	3 イメージアップ 看板	・ 設置する ・ 設置しない（別途工事で設置等） ※ 監督員へ提案・協議し、設置することができる（設置費は受注者負担とする） 【参考図】 野立型（大） H1400×W1100 未来への夢「石川をつくる」 みんなでつくろう石川 野立型（小） H1400×W550 未来への夢 「石川をつくる」 みんなで つくろう 石川 壁掛型 H750×W900 未来への夢「石川をつくる」 みんなでつくろう石川 （注）看板のデザインは監督員に確認すること					
	4 情報共有 システム	石川県建設工事情報共有システム実施要領（営繕工事編）に基づく。 https://www.pref.ishikawa.lg.jp/eizen/kijun/kijun.html ・ 利用する（発注者指定型） ※ 現場着手前に発注者と協議し、利用することができる（施工者希望型）					

JOB NO.
125280

2026 年 月

中央地区小学校災害復旧工事（屋内運動場棟）（電気設備）

一級建築士事務所株式会社 浦建築研究所

一級建築士 第276761号 浦 淳

設計

・

・

標頭

工事仕様書（電気設備）3


縮尺

N・S

図番

E - 03

電気 3

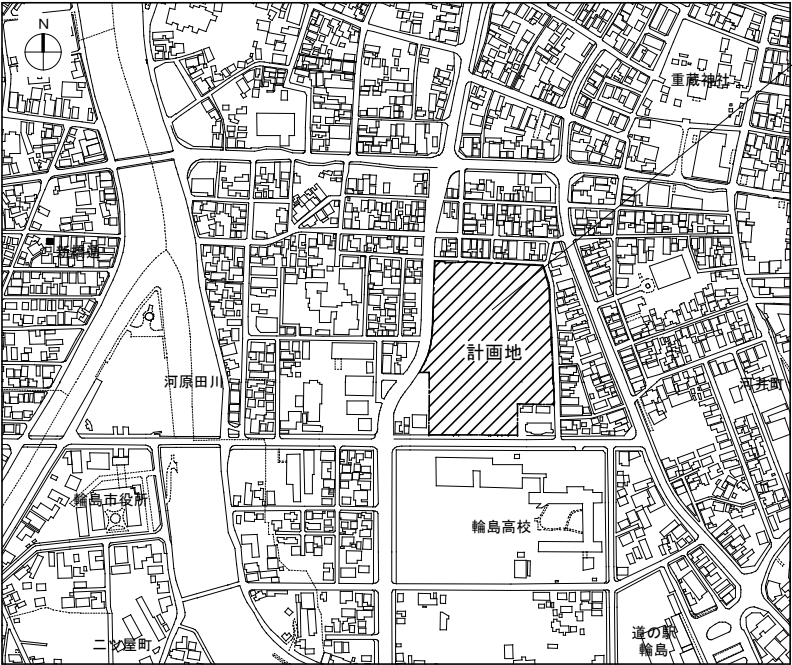

付近見取図

※A (高圧・デマンド・通信)

ケーブル・配管	仕様	行先
6kV EM-FPT38' (FEP80)	高圧幹線	引込柱 ~ 高圧CUB受電盤
— (FEP80)	高圧予備	引込柱 ~ 高圧CUB受電盤
EM-CE5.5' - 3C (FEP30)	HGR電源	引込柱 ~ 高圧CUB受電盤
EM-CEES 2' - 2C (FEP30)	デマンド監視	引込柱 ~ 総合防災盤
— (FEP40) x4	通信	引込柱 ~ 総合防災盤

※B (高圧)

ケーブル・配管	仕様	行先
6kV EM-FPT38' (FEP80)	高圧幹線	引込柱 ~ 高圧CUB受電盤
— (FEP80)	高圧予備	引込柱 ~ 高圧CUB受電盤
EM-CE5.5' - 3C (FEP30)	HGR電源	引込柱 ~ 高圧CUB受電盤

※C (デマンド・通信)

ケーブル・配管	仕様	行先
EM-CEES 2' - 2C (FEP30)	デマンド監視	引込柱 ~ 総合防災盤
— (FEP40) x4	通信	引込柱 ~ 総合防災盤

※D (電灯・動力・通信)

ケーブル・配管	仕様	行先
EM-CET100' E14' (FEP65)	電灯電源	高圧CUB受電盤 ~ 既設屋内運動場
EM-CE38' - 2C (FEP50)	電灯電源	高圧CUB受電盤 ~ 既設プール機械室
EM-CET38' E5.5' (FEP50)	動力電源	高圧CUB受電盤 ~ 既設プール機械室
EM-AE1.2-5P (FEP30)	一般放送	総合防災盤防災アンプ ~ 既設屋内運動場アンプ
EM-HP1.2-20P (FEP40)	自火報	総合防災盤複合盤 ~ 既設屋内運動場2階総合盤
EM-HP1.2-10P (FEP30)	自火報	総合防災盤複合盤 ~ 既設屋内運動場1階総合盤
EM-UTP0.5-4P x2 (FEP30)	監視カメラ	LMT-1-4 ~ 既設屋内運動場3階HUB盤

※E (電灯・動力・通信)

ケーブル・配管	仕様	行先
EM-CET100' E14' (FEP65)	電灯電源	高圧CUB受電盤 ~ 既設屋内運動場
EM-CE38' - 2C (FEP50)	電灯電源	高圧CUB受電盤 ~ 既設プール機械室
EM-CET38' E5.5' (FEP50)	動力電源	高圧CUB受電盤 ~ 既設プール機械室
EM-AE1.2-5P (FEP30)	一般放送	総合防災盤防災アンプ ~ 既設屋内運動場アンプ
EM-HP1.2-20P (FEP40)	自火報	総合防災盤複合盤 ~ 既設屋内運動場2階総合盤

※F (動力・外灯・通信)

ケーブル・配管	仕様	行先
EM-CET14' E5.5' (FEP40)	動力電源	ガスバルク ~ LMT-1-4へ
— (FEP50)	警報	ガスバルク ~ LMT-1-4へ
EM-CET14' E5.5' (FEP40)	動力電源	加圧給水制御盤 ~ LMT-1-4へ
EM-CEE2' - 2C (FEP30)	警報	加圧給水制御盤 ~ LMT-1-4へ 警報盤
EM-CE5.5' - 3C (FEP30)	外灯	外灯 ~ LMT-1-4へ
EM-CE5.5' - 4C (FEP30)	外灯	外灯 ~ LMT-1-4へ
EM-CE5.5' - 3C (FEP30)	電源	ガスバルク ~ LMT-1-4へ

※G (動力・外灯)

ケーブル・配管	仕様	行先
EM-CET100' E14' (FEP65)	電灯電源	高圧CUB受電盤 ~ 既設屋内運動場
EM-CE38' - 2C (FEP50)	電灯電源	高圧CUB受電盤 ~ 既設プール機械室
EM-CET38' E5.5' (FEP50)	動力電源	高圧CUB受電盤 ~ 既設プール機械室
EM-AE1.2-5P (FEP30)	一般放送	総合防災盤防災アンプ ~ 既設屋内運動場アンプ
EM-HP1.2-20P (FEP40)	自火報	総合防災盤複合盤 ~ 既設屋内運動場2階総合盤
EM-CET14' E5.5' (FEP40)	動力電源	ガスバルク ~ LMT-1-4へ
— (FEP50)	警報	ガスバルク ~ LMT-1-4へ
EM-CET14' E5.5' (FEP40)	動力電源	加圧給水制御盤 ~ LMT-1-4へ
EM-CEE2' - 2C (FEP30)	警報	加圧給水制御盤 ~ LMT-1-4へ 警報盤
EM-CE5.5' - 3C (FEP30)	外灯	外灯 ~ LMT-1-4へ
EM-CE5.5' - 4C (FEP30)	外灯	外灯 ~ LMT-1-4へ
EM-CE5.5' - 3C (FEP30)	電源	ガスバルク ~ LMT-1-4へ

※H (電灯・動力・通信)

ケーブル・配管	仕様	行先
EM-CET100' E14' (FEP65)	電灯電源	高圧CUB受電盤 ~ 既設屋内運動場
EM-CE38' - 2C (FEP50)	電灯電源	高圧CUB受電盤 ~ 既設プール機械室
EM-CET38' E5.5' (FEP50)	動力電源	高圧CUB受電盤 ~ 既設プール機械室
EM-AE1.2-5P (FEP30)	一般放送	総合防災盤防災アンプ ~ 既設屋内運動場アンプ
EM-HP1.2-20P (FEP40)	自火報	総合防災盤複合盤 ~ 既設屋内運動場2階総合盤

※I (電灯・動力)


ケーブル・配管	仕様	行先
EM-CE38' - 2C (FEP50)	電灯電源	高圧CUB受電盤 ~ 既設プール機械室
EM-CET38' E5.5' (FEP50)	動力電源	高圧CUB受電盤 ~ 既設プール機械室



注 記

図中明記なき配管配線は下記の通りとする。		
(a) 幹線・動力・外灯設備		
5.5	EM-CE5.5' - 3C (1E)	(FEP30) 地中埋設配線
5.5	EM-CE5.5' - 4C (1E)	#
(b) 特記無き配管・配線は幹線系統図を参照すること。		
(c) 波付硬質合成樹脂管は難燃性FEPとする。		
(d) 接地極埋設箇所は接地極埋設図の取付を行う。		

屋内運動場棟工事

- ・屋外照明工事は屋内運動場棟工事。
- ・屋外ソーラー時計は校舎棟工事。
- ・屋内運動場棟北側のハンドホール、土工事は校舎棟工事。但し、ハンドホールよりガスバルク、加圧給水ポンプへの土工事は屋内運動場棟工事。

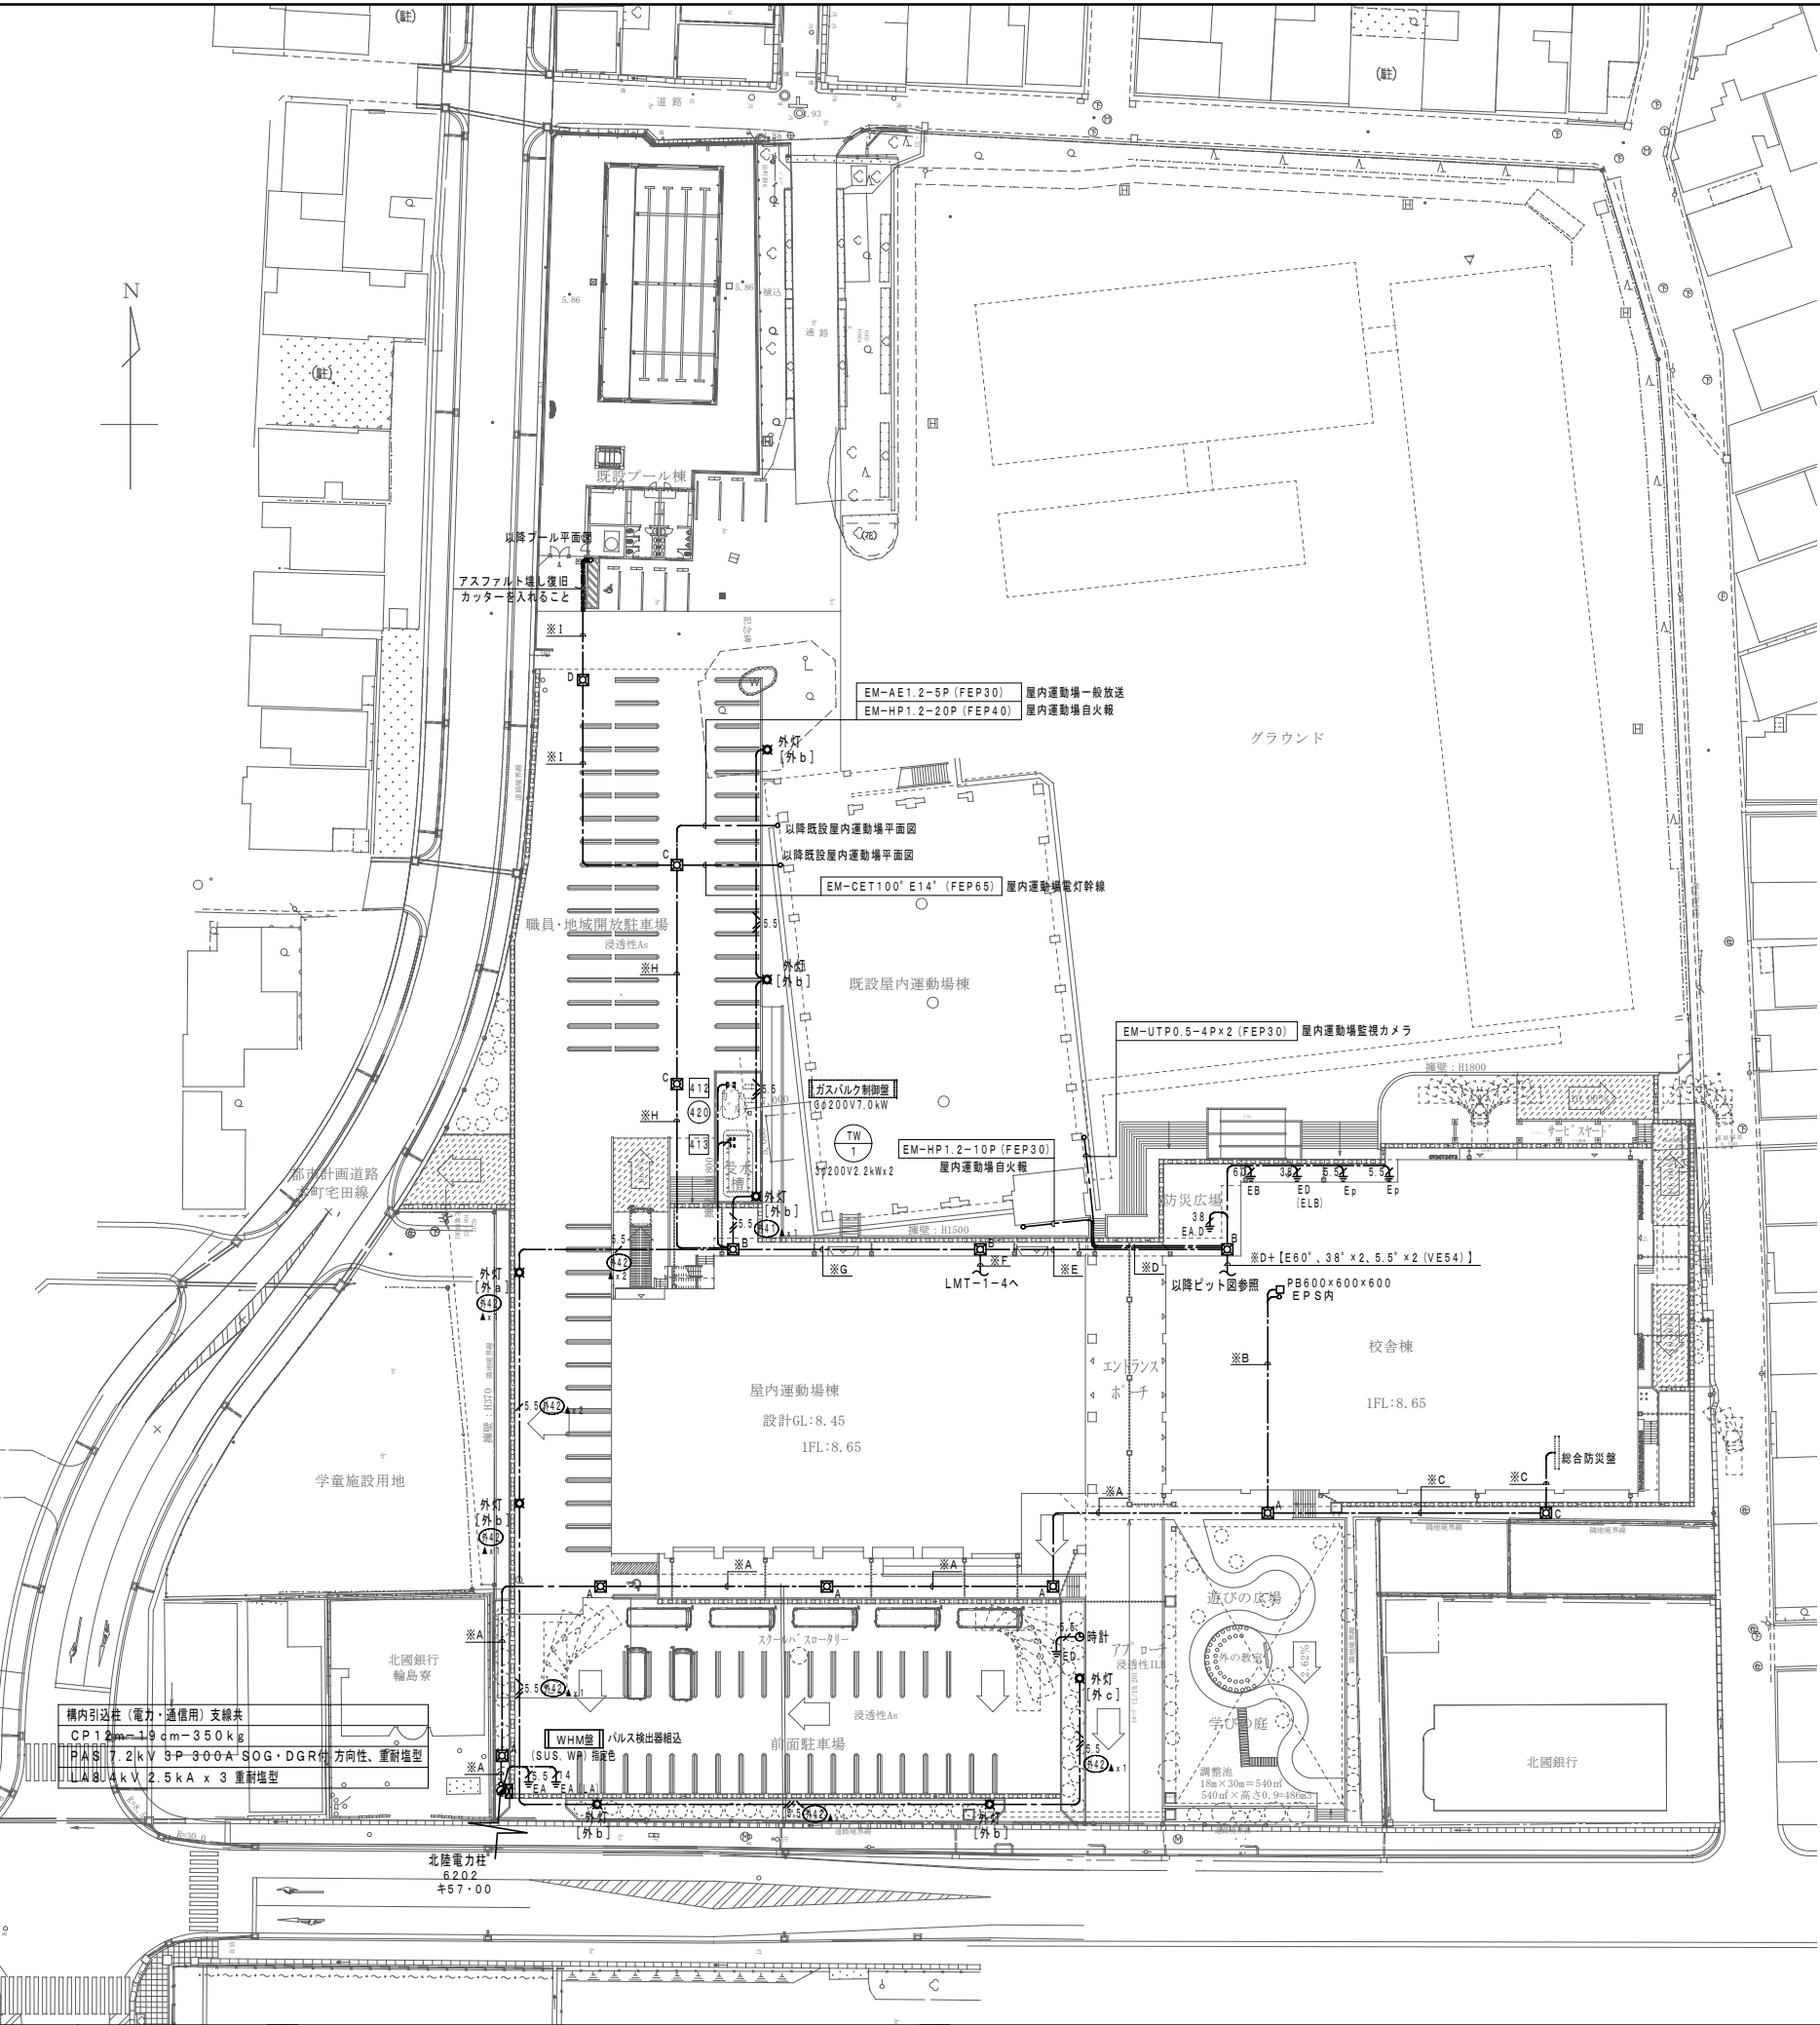

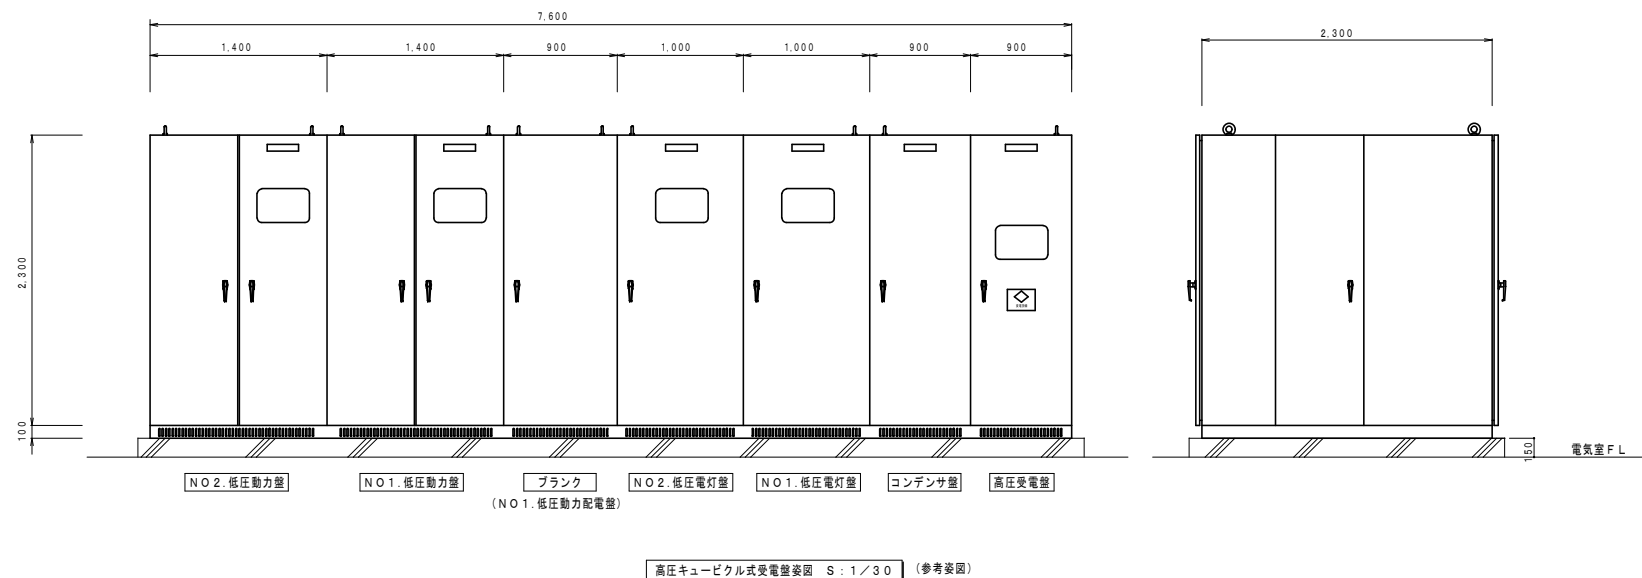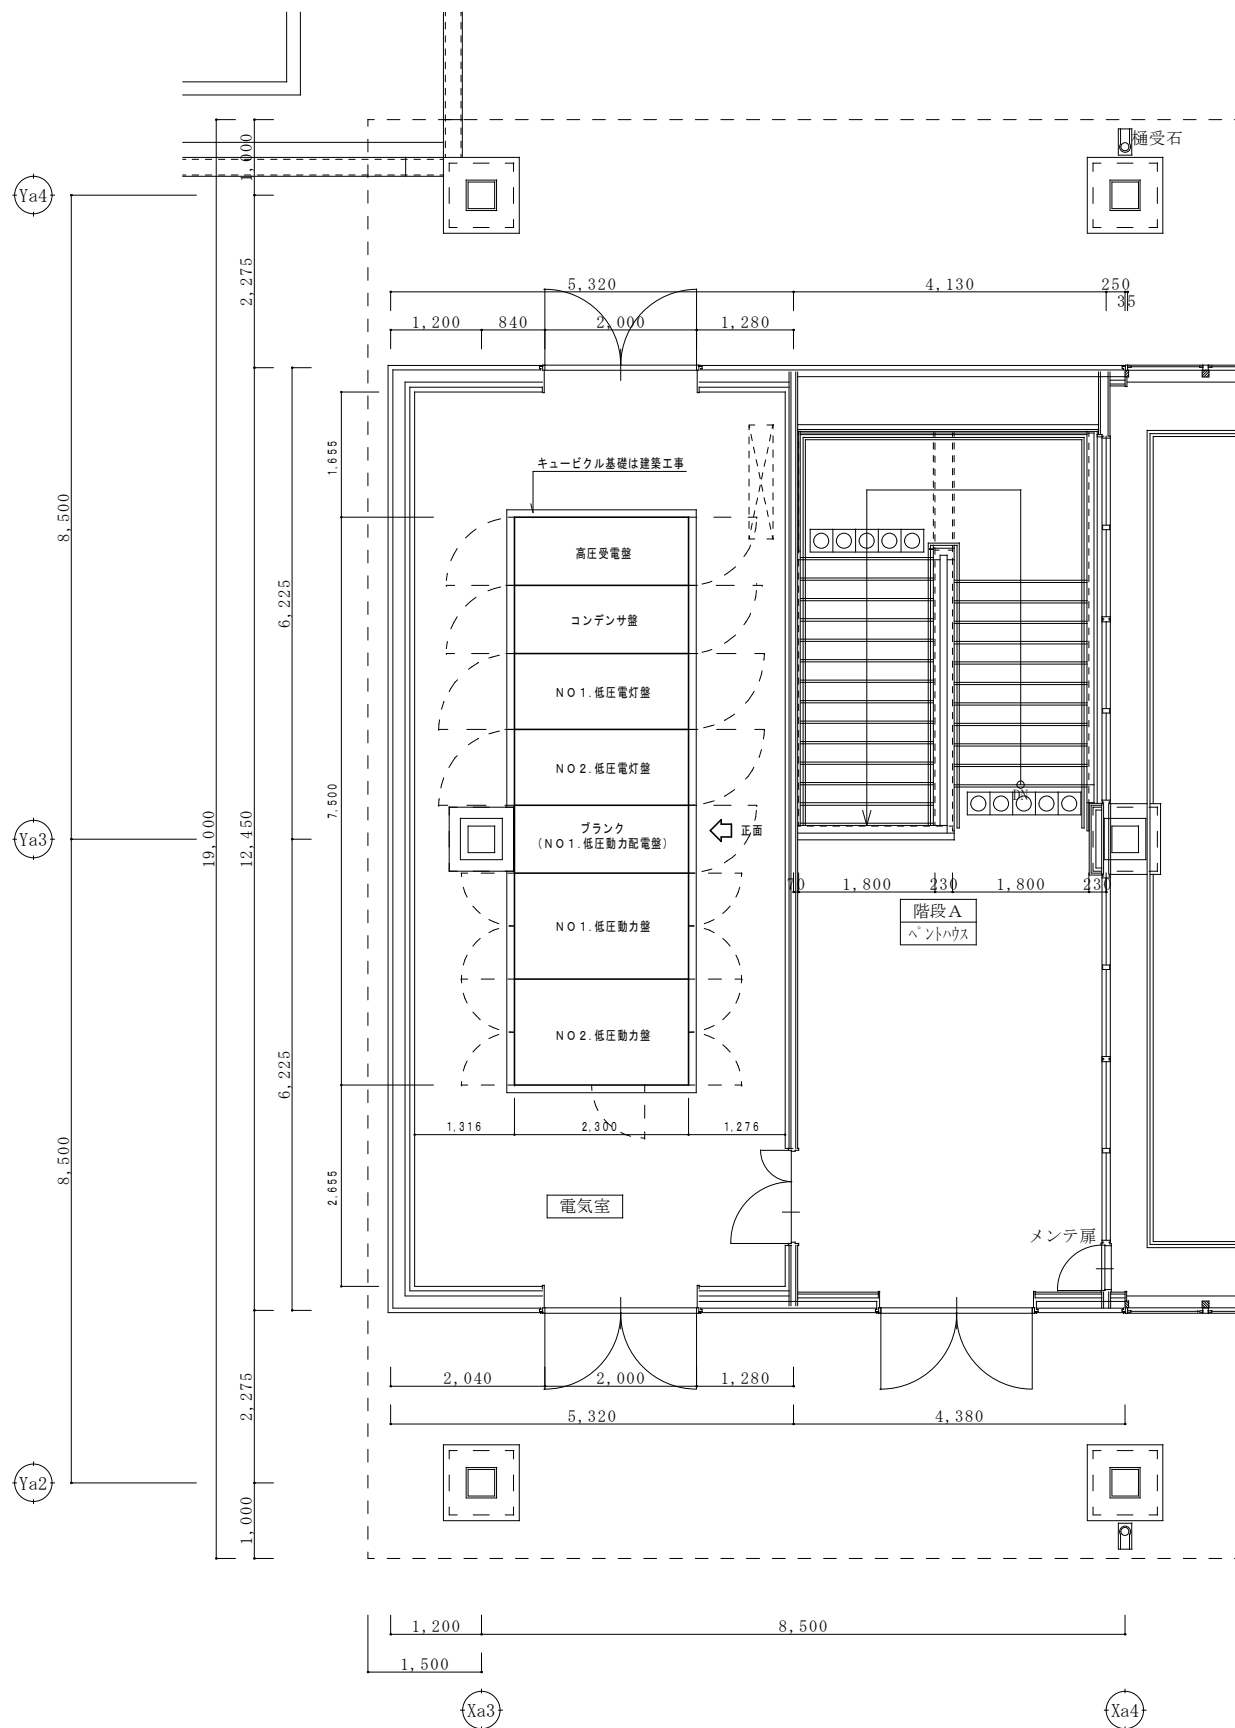


参考図

幹線ケーブルリスト

記 号	ケー ブル サイズ	保護配管仕様	電 源 電 圧	負 荷 名 称、行 先	備 考	記 号	ケー ブル サイズ	保護配管仕様	電 源 電 圧	負 荷 名 称、行 先	備 考
	6kV EM-FPT 38°	(FEP80)(PE82) (G82)	AC3φ3W600V	引込柱 ～ 高圧CUB受電盤	【校舎棟工事】		EM-CET100°	(CR)	AC3φ3W200V	高圧CUB受電盤 ～ LMT-1-4	
		(FEP80)(PE82) (G82)	高圧予備	引込柱 ～ 高圧CUB受電盤	【校舎棟工事】		EM-CET100°	(CR)	"	高圧CUB受電盤 ～ LMT-2-1 (1)	【校舎棟工事】
	EM-CE5.5°-3C	(CR) (FEP30)(PE28)	AC1φ2W100V	引込柱 ～ 高圧CUB受電盤	【校舎棟工事】		EM-CET100°	(CR)	"	高圧CUB受電盤 ～ LMT-2-1 (2)	【校舎棟工事】
	EM-CEE2°-2C	(FEP30)(PE28)	デマンド監視制御	引込柱 ～ デマンド監視盤 (総合監視盤)	【校舎棟工事】		EM-CET100°	(CR)	"	高圧CUB受電盤 ～ LMT-2-2	【校舎棟工事】
	E38° x2, E60° x1 E5.5° x2	(CR) (FEP65)(VE54)	全 接 地 極	接地極 ～ 高圧CUB受電盤	【校舎棟工事】		EM-CET100° E14° x2	(CR)	"	高圧CUB受電盤 ～ LMT-3-1 (1)	【校舎棟工事】
	EM-CET150° E14° x2	(CR)	AC1φ3W100/200V	高圧CUB受電盤 ～ L-1-1	【校舎棟工事】		EM-CET100°	(CR)	"	高圧CUB受電盤 ～ LMT-3-1 (2)	【校舎棟工事】
	EM-CET 60° E14° x2	(CR)	"	高圧CUB受電盤 ～ LMT-1-2	【校舎棟工事】		EM-CET100° E14° x2	(CR)	"	高圧CUB受電盤 ～ LMT-3-2	【校舎棟工事】
	EM-CET 60°	(CR)	"	高圧CUB受電盤 ～ LM-1-3	【校舎棟工事】		EM-CET 14° E5.5°	(E39)(CR)	"	高圧CUB受電盤 ～ ELV制御盤	【校舎棟工事】
	EM-CET150° E14° x2	(CR)	"	高圧CUB受電盤 ～ LMT-1-4	【屋内運動場棟工事】		EM-CET 38°	(CR) (FEP50)(VE54)	"	高圧CUB受電盤 ～ プール機械室動力盤	【校舎棟工事】
	EM-CET 60° E14° x2	(CR)	"	高圧CUB受電盤 ～ LMT-2-1	【校舎棟工事】		EM-CET100°	(CR)	"	高圧CUB受電盤 ～ LMT-1-2	【校舎棟工事】
	EM-CET 60° E14° x2	(CR)	"	高圧CUB受電盤 ～ LMT-2-2	【校舎棟工事】		EM-CET150° E14° x2	(CR)	"	高圧CUB受電盤 ～ LMT-1-3 (1)	【校舎棟工事】
	EM-CET 38° E5.5° x2	(CR)	"	高圧CUB受電盤 ～ 理科室分電盤	【校舎棟工事】		EM-CET150°	(CR)	"	高圧CUB受電盤 ～ LMT-1-3 (2)	【校舎棟工事】
	EM-CET100° E8° x2	(CR)	"	高圧CUB受電盤 ～ LT-2-3	【屋内運動場棟工事】		EM-CET150°	(CR)	"	高圧CUB受電盤 ～ LMT-1-3 (3)	【校舎棟工事】
	EM-CET100°	(CR)	"	高圧CUB受電盤 ～ LMT-3-1	【校舎棟工事】		EM-CET150°	(CR)	"	高圧CUB受電盤 ～ LMT-1-3 (4)	【校舎棟工事】
	EM-CET 60°	(CR)	"	高圧CUB受電盤 ～ LMT-3-2	【校舎棟工事】		EM-FPT60° E8°	(E75)(CR)	"	高圧CUB受電盤 ～ 屋内消火栓ポンプ	【屋内運動場棟工事】
	EM-CET 38° E5.5° x2	(CR)	"	高圧CUB受電盤 ～ 図工室分電盤	【校舎棟工事】		EM-FPC8°-3C E2.0	(E39)(CR)	"	高圧CUB受電盤 ～ 消火栓補助加圧ポンプ	【屋内運動場棟工事】
	EM-CET100° E14° x2	(CR)	"	高圧CUB受電盤 ～ 家庭室分電盤 (1)	【校舎棟工事】		E38° x2	(CR)	接 地 極	高圧CUB受電盤 ～ CR上配線	【校舎棟工事】 【屋内運動場棟工事】
	EM-CET100°	(CR)	"	高圧CUB受電盤 ～ 家庭室分電盤 (2)	【校舎棟工事】		EM-CEE 2°-2C	(E25)(CR)	警 報	高圧CUB受電盤 ～ 警報盤	【校舎棟工事】
	EM-CET100° E14°	(CR) (FEP65)(VE70)	"	高圧CUB受電盤 ～ 既設屋内運動場分電盤	【校舎棟工事】						
	EM-CE 38°-2C E5.5°	(CR) (FEP50)(VE70)	AC1φ2W100V	高圧CUB受電盤 ～ プール機械室分電盤	【校舎棟工事】						

特 記) ケーブルラック上に接地線E38° (ED) 用 及び E38° (ED, ELB) 用を布設し各分電盤に分岐接続を行うこと。

校舎棟

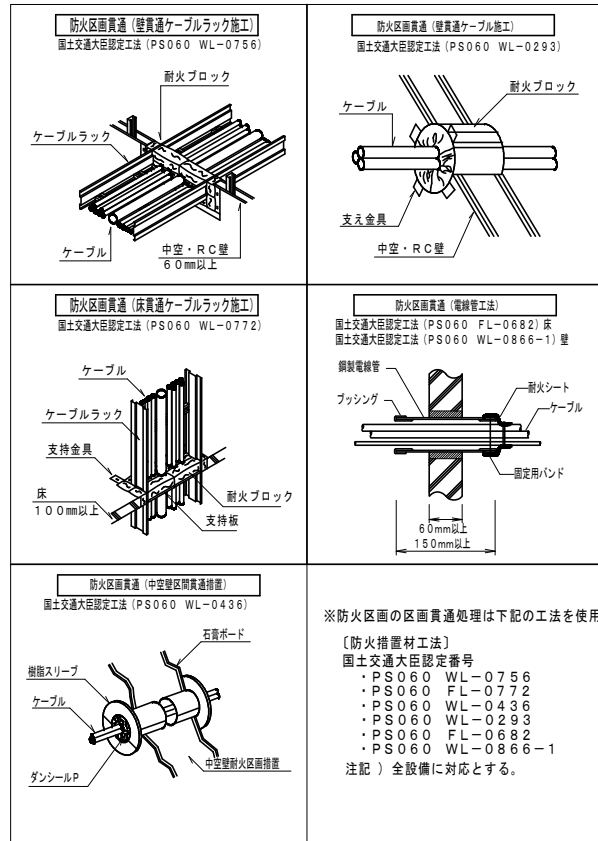

※防火区画の区画貫通処理は下記の工法を使用する。

〔防火措置材工法〕
国土交通大臣認定番号


- ・PS060 WL-0756
- ・PS060 FL-0772
- ・PS060 WL-0436
- ・PS060 WL-0293
- ・PS060 FL-0682
- ・PS060 WL-0866-1

注記) 全設備に対応とする。

凡 例

幹線サイズ及び接地線・警報回路は、幹線リスト表参照とする。

 防火区画貫通処理箇所を示す。

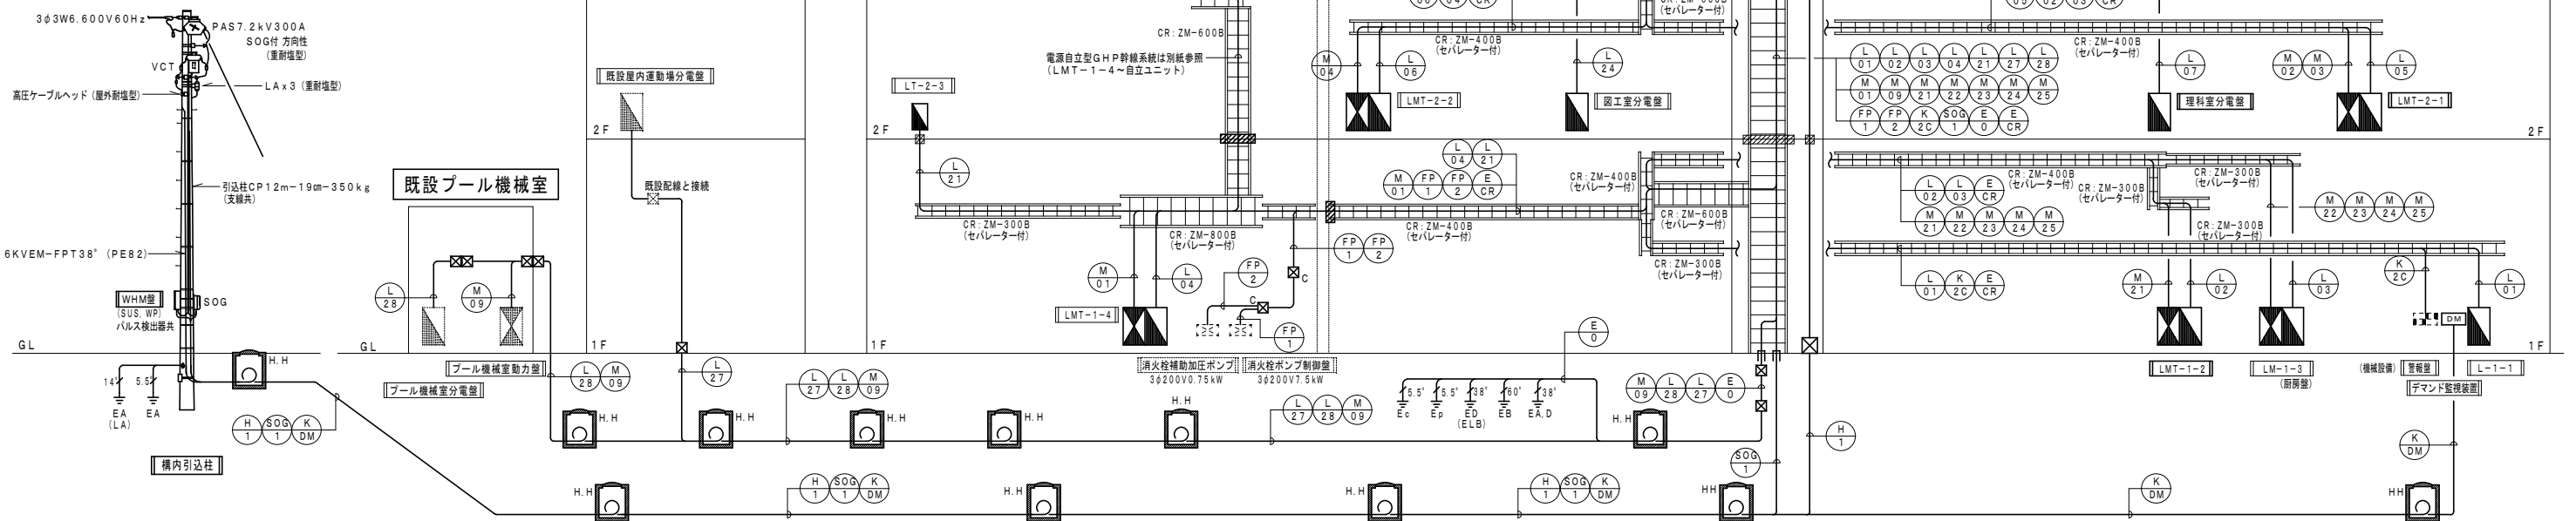

電源自立型 GHP 幹線ブロック図

The diagram shows three independent power unit configurations for different building types:


- (1) 1階用 (1st Floor):** Features a 100V TR transformer connected to a generator (GHP) and commercial power. It supplies power to LMT-1-4 (MCCB3P50/30AT), which controls various loads including air conditioning units (E4A-E4C), reception desks (4A, 4B), and lights (4A, 4B). The main supply line is EM-CET38' E5.5'.
- (2) 2階用 (2nd Floor):** Similar setup to the 1st floor, supplying power to LMT-1-4 and LMT-2-3. Loads include air conditioning units (E4D-E4F), reception desks (3A, 3B), and lights (3A, 3B). The main supply line is EM-CET38' E5.5'.
- (3) GHP 8用 (GHP 8 Use):** This configuration includes additional loads such as hall lights (1C, 1D) and a 2nd-floor light (3D). The main supply line is EM-CET38' E5.5'.

All units utilize a 100V TR transformer and are connected to a 163W100/200V generator (GHP) and commercial power source. The distribution system uses MCCB2P50/20AT and MCCB3P50/30AT circuit breakers.

ケーブル・配管	仕 様	行 先
EM-CET14' E5.5' (VE42)	動力電源 412	ガスバルク ~ LMT-1-4へ
(VE54)	管 報	ガスバルク ~ LMT-1-4へ
EM-CET14' E5.5' (VE42)	動力電源 413	加圧給水制御盤 ~ LMT-1-4へ
EM-CEE2' -2C (VE28)	管 報	加圧給水制御盤 ~ LMT-1-4へ ~ 警報盤
EM-CE5.5' -3C (VE28)	外灯 411,1	外 灯 ~ LMT-1-4へ
EM-CE5.5' -4C (VE28)	外灯 412,1,3	外 灯 ~ LMT-1-4へ
EM-CE5.5' -3C (VE28)	電源 423	ガスバルク ~ LMT-1-4へ


※F（動力・外灯・通信）


ケーブル・配管	仕 様	行 先
EM-CET14' E5.5' (FEP40)	動力電源 412	ガスバルク ~ LMT-1-4へ
(FEP50)	管 報	ガスバルク ~ LMT-1-4へ
EM-CET14' E5.5' (FEP40)	動力電源 413	加圧給水制御盤 ~ LMT-1-4へ
EM-CEE2' -2C (FEP30)	管 報	加圧給水制御盤 ~ LMT-1-4へ ~ 警報盤
EM-CE5.5' -3C (FEP30)	外灯 411,1	外 灯 ~ LMT-1-4へ
EM-CE5.5' -4C (FEP30)	外灯 412,1,3	外 灯 ~ LMT-1-4へ
EM-CE5.5' -3C (FEP30)	電源 423	ガスバルク ~ LMT-1-4へ

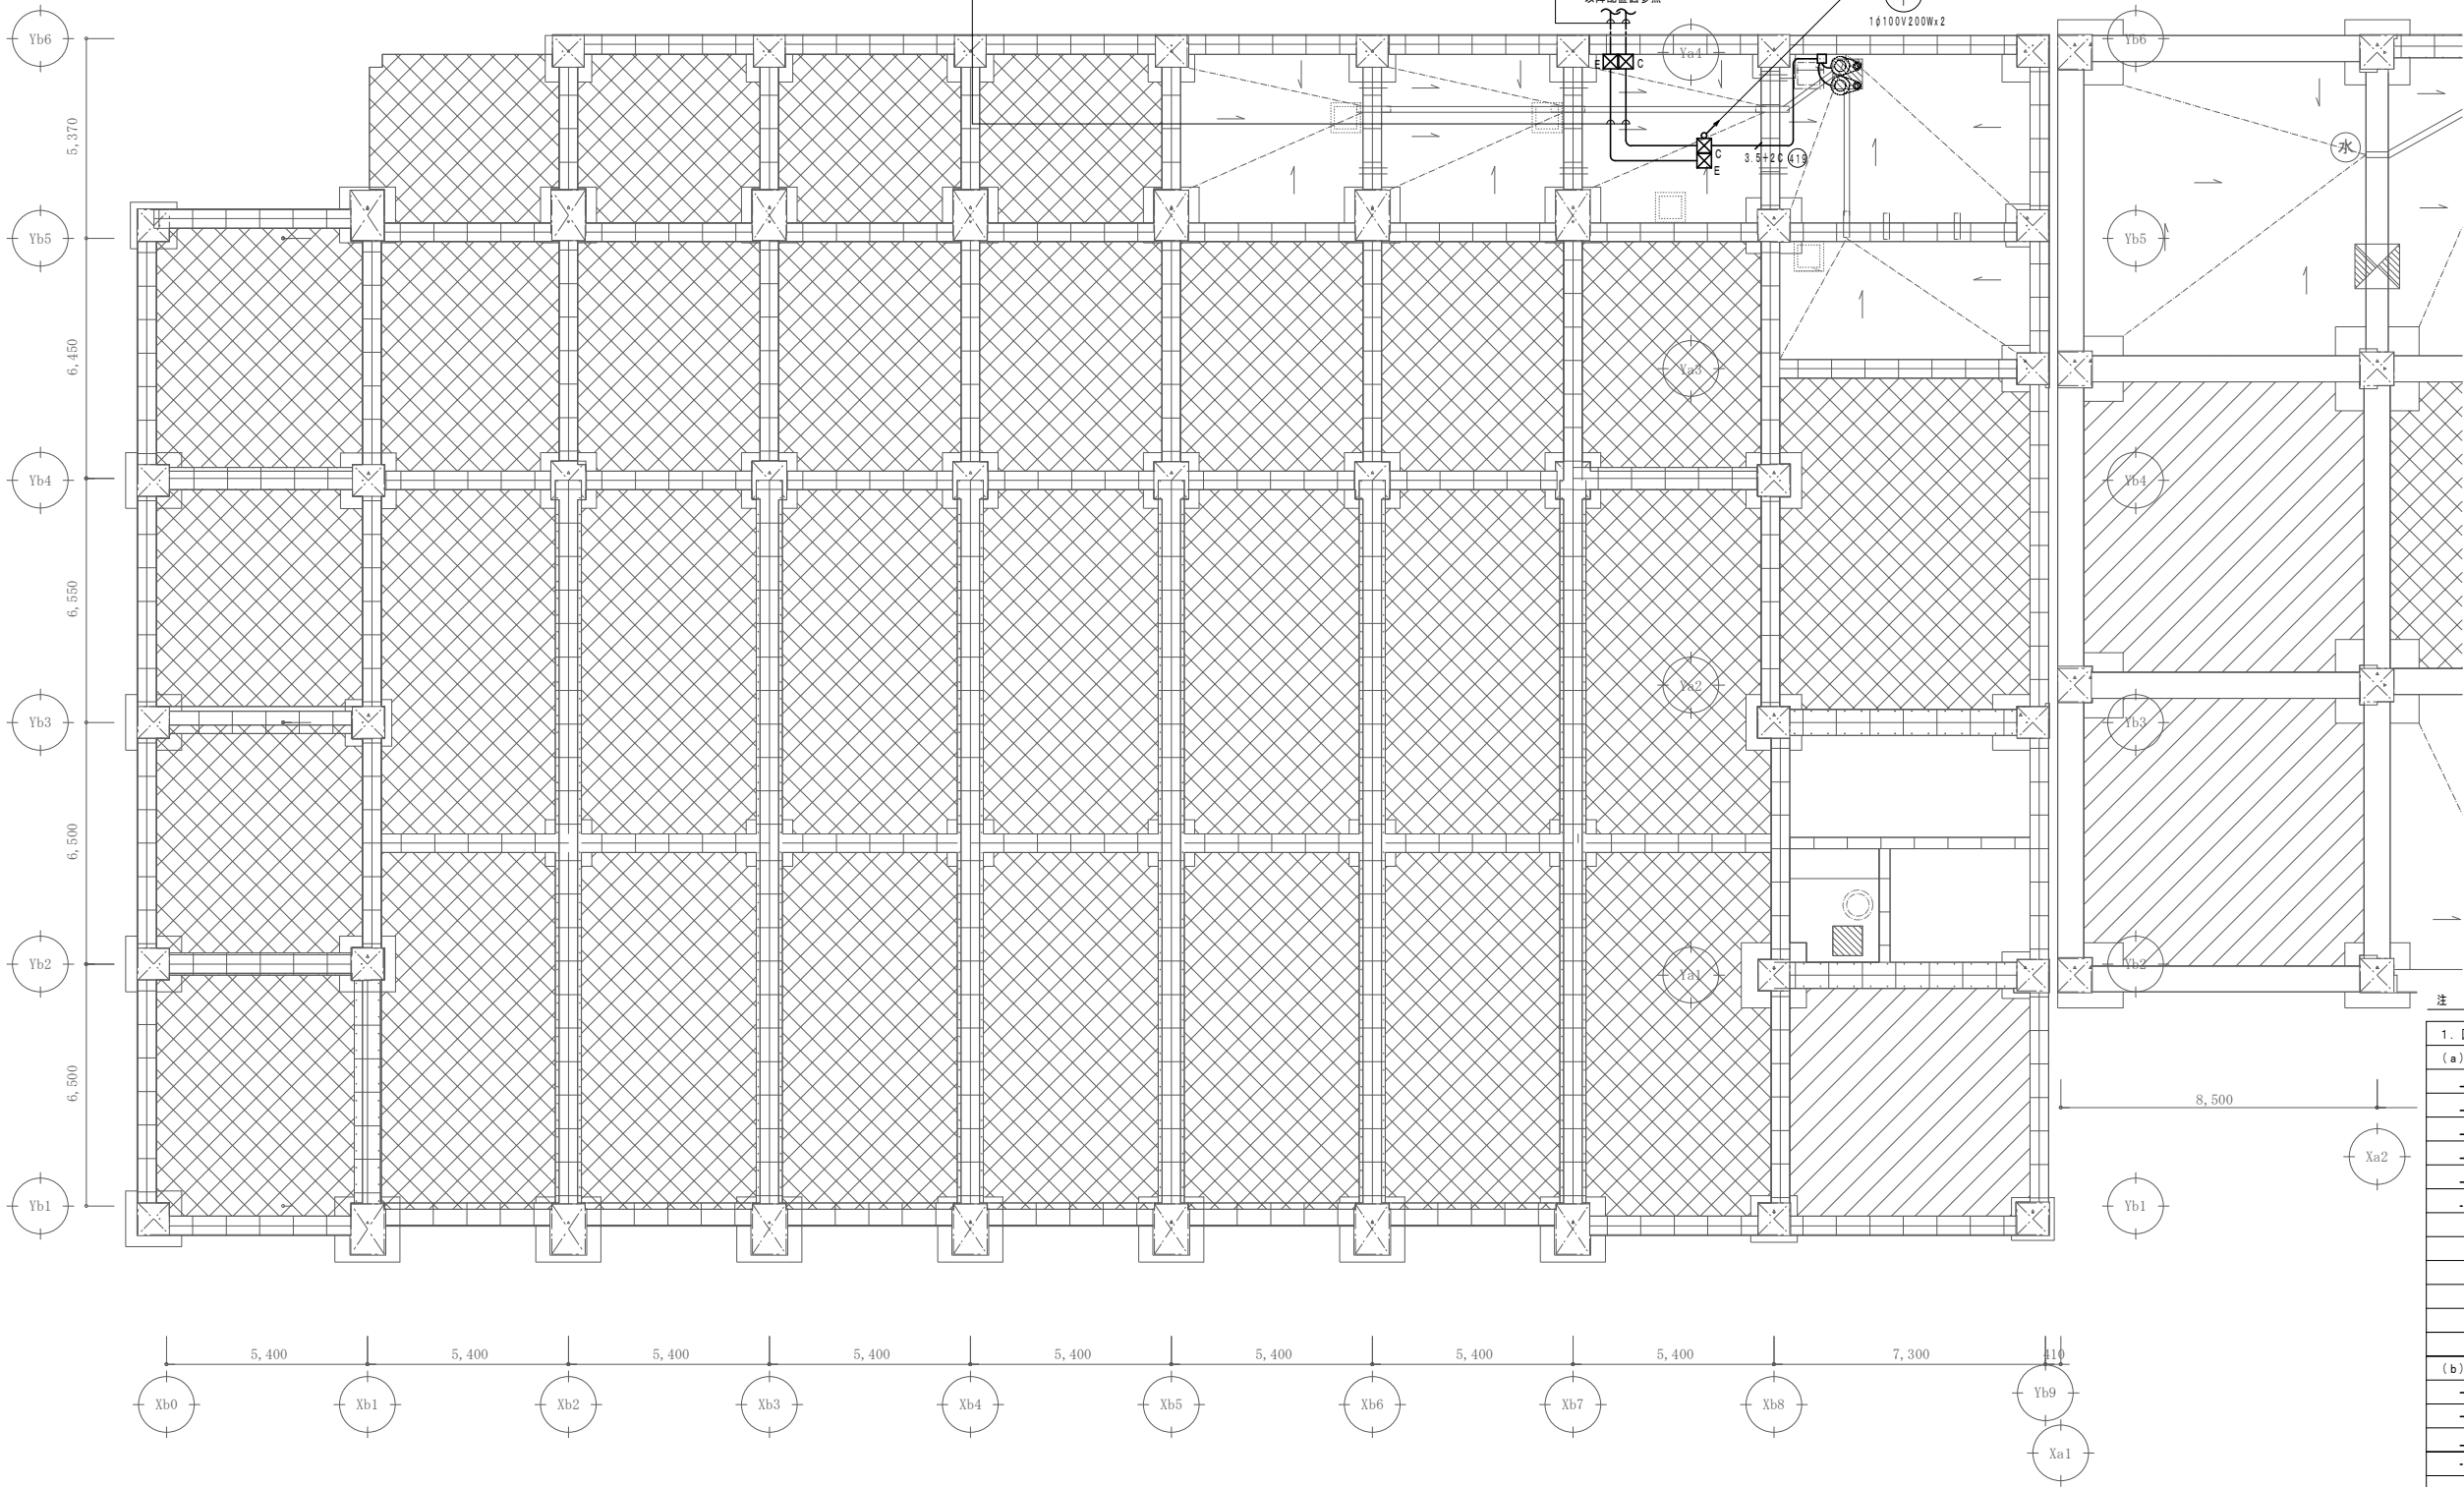




注 記

1. 図中明記なき配管配線は下記の通りとする。		
(a) 幹線・動力設備		
3.5	EM-CE3.5' -4C	天井内コログシ配線
5.5	EM-CE5.5' -3C E2.0	"
6	EM-CE6' -3C E2.0	"
14	EM-CET 14' E5.5'	"
4.5	EM-CEE 2' -4C	"
3.5	EM-CE3.5' -4C (E2.5塗装)	露出配管
☒A	PB: SS600x600x600	
☒B	PB: SS400x400x400	
☒C	PB: SS500x500x500 (SUS, WP)	
☒D	PB: SS300x300x300 (SUS, WP)	
☒E	PB: SS200x200x200 (SUS, WP)	
防火区画貫通処理箇所を示す。		
(b) 空調電源設備		
EM-EEF 1.6-3C (保護管PF22)	天井内コログシ配線	
EM-EEF 2.0-3C (E) (保護管PF22)	"	
1P EM-CPEE1.2-1P (保護管PF16)	"	
EM-EEF 1.6-3C (E2.5塗装)	露出配管	
EM-EEF 2.0-3C (E) (E2.5塗装)	"	
3.5+2C EM-CE5.5' -3C E2.0 (PF28)	天井内インベイ配線	
+ EM-CEE 2' -2C (PF16)		
空調用換気扇スイッチは機械設備よりの支給品とし、電気設備にて取付		
(c) 幹線ケーブル・配管仕様は 幹線系統図を参照すること。		
(d) 天井内がし配線に於ける壁面の立上り立下り及びケーブル被覆等に外傷の恐れのある箇所には電線保護管を使用する。尚防火区画等の貫通箇所は令第112条第15項及び令第129条の2の5第1項第7項の規定によるものとする。		
(e) 空調室外機電源ケーブルは、空調冷媒管共巻とする。		

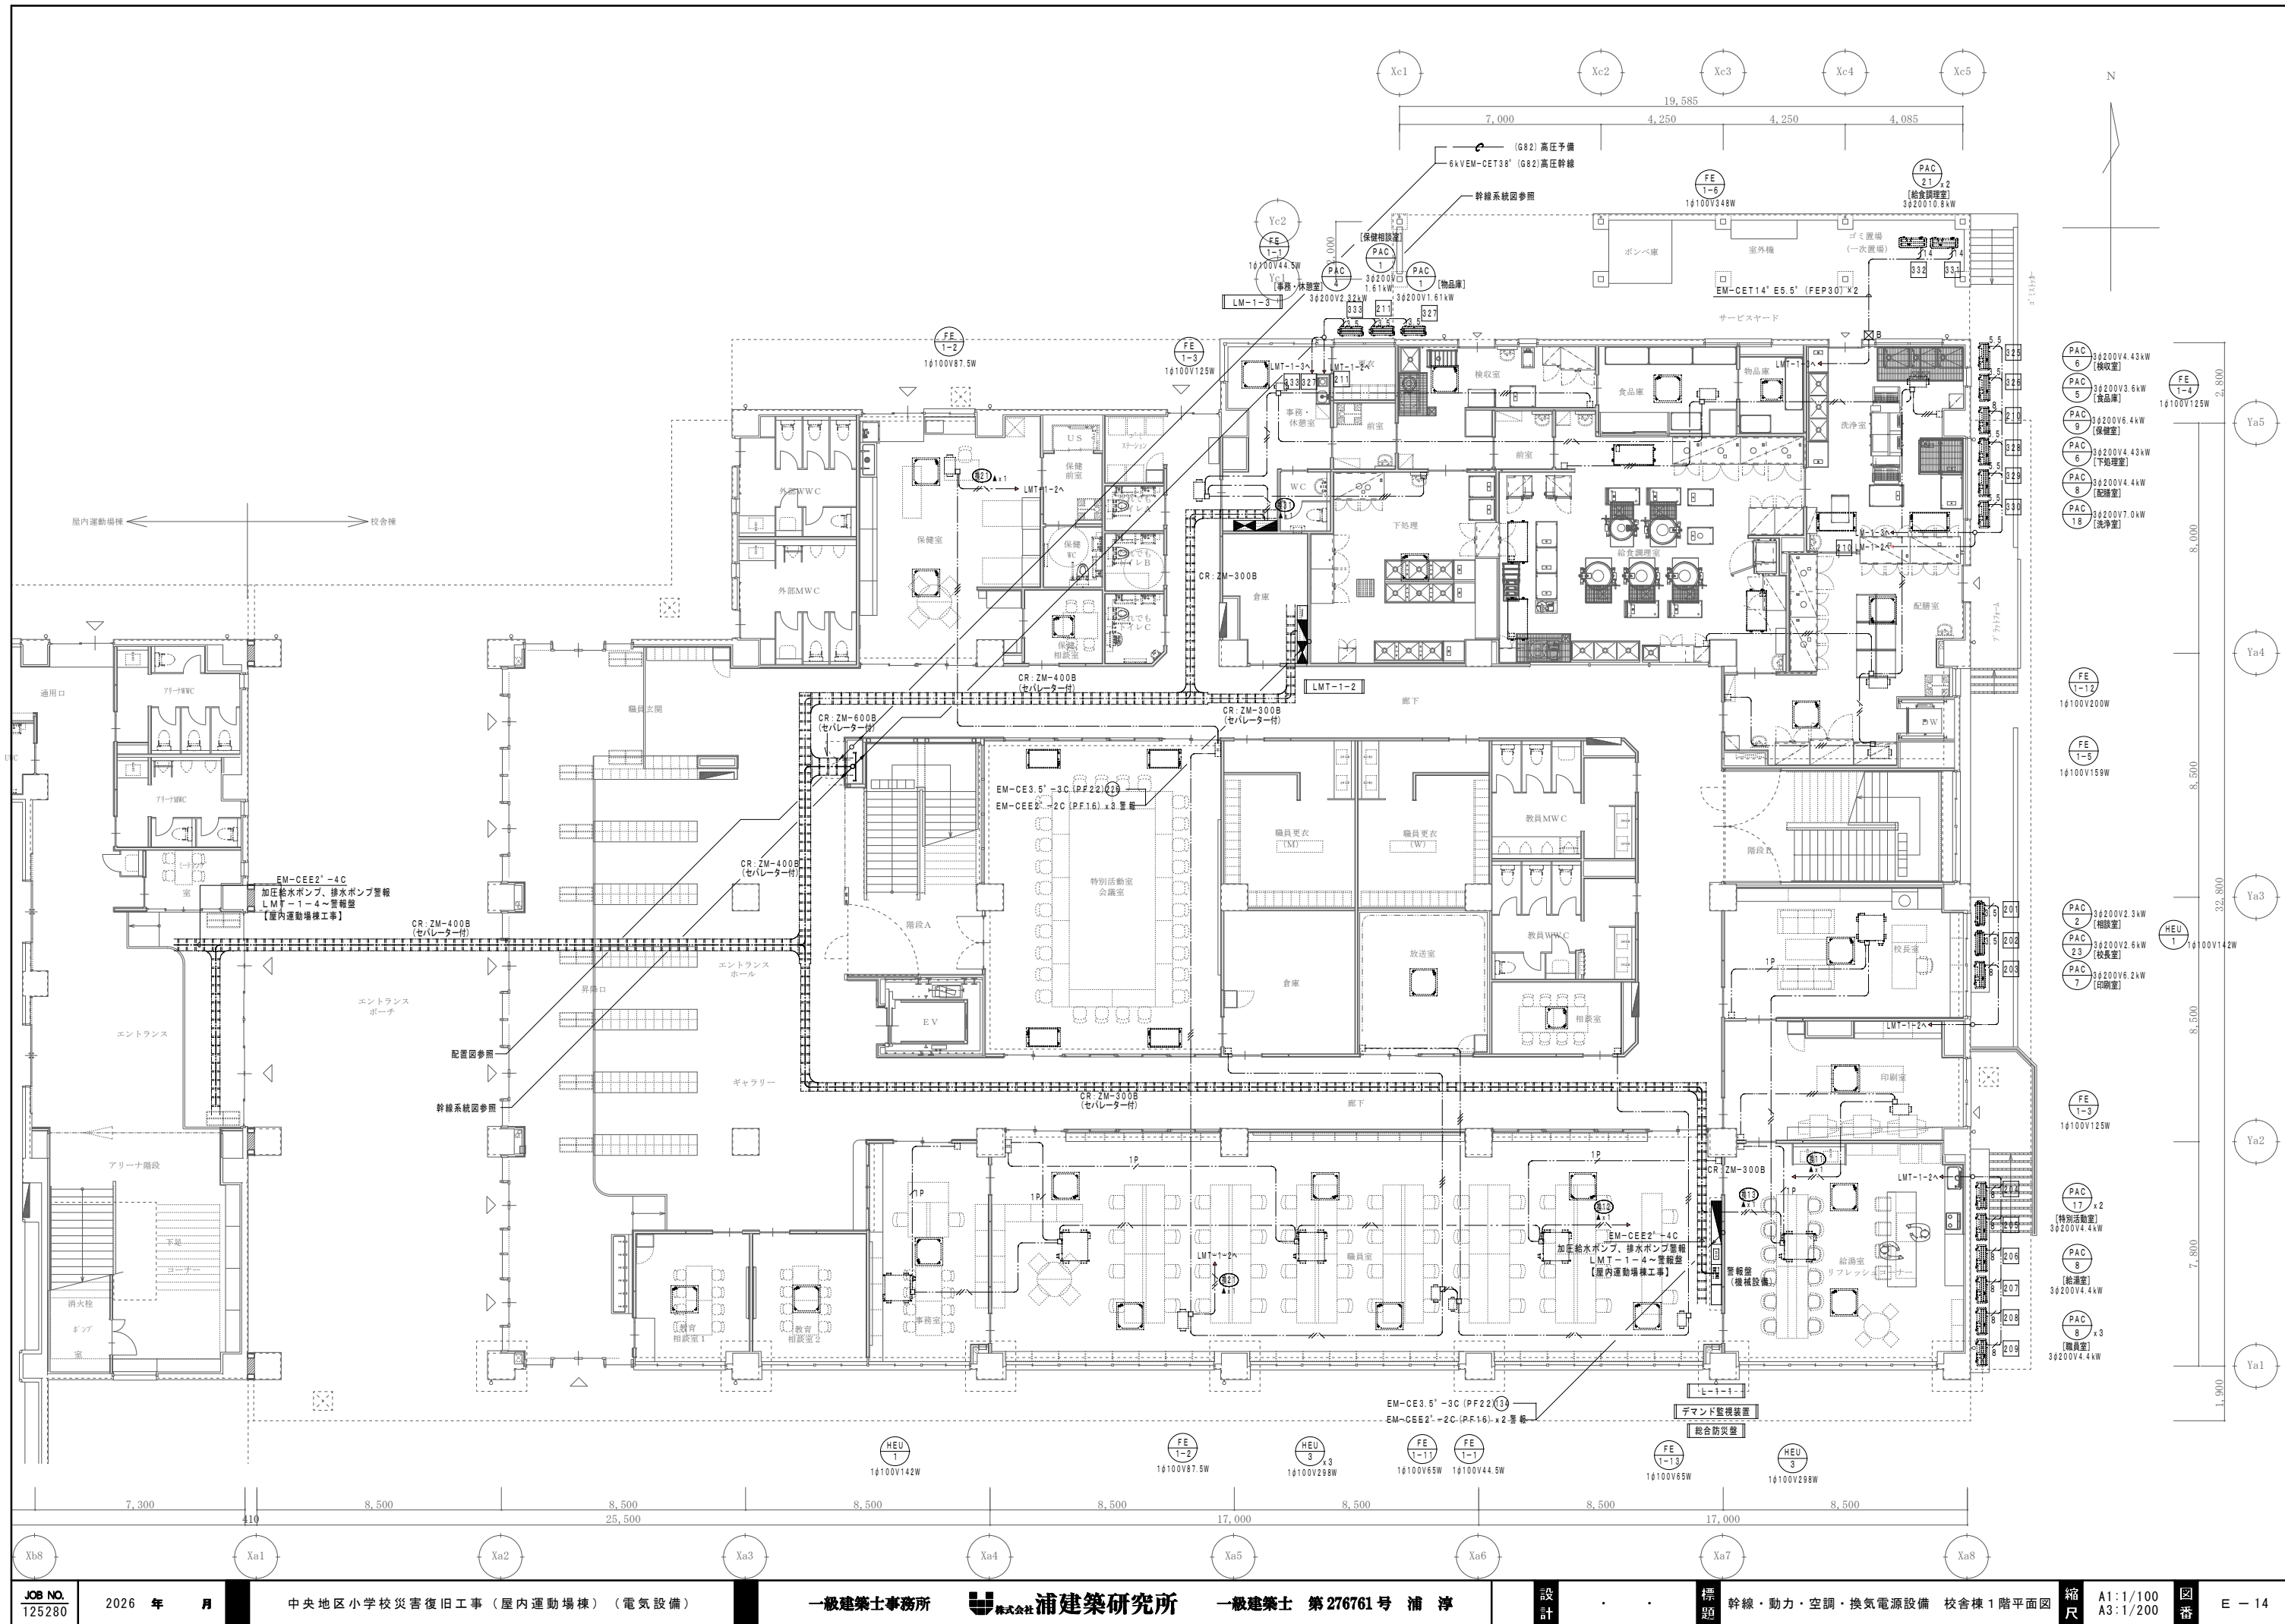

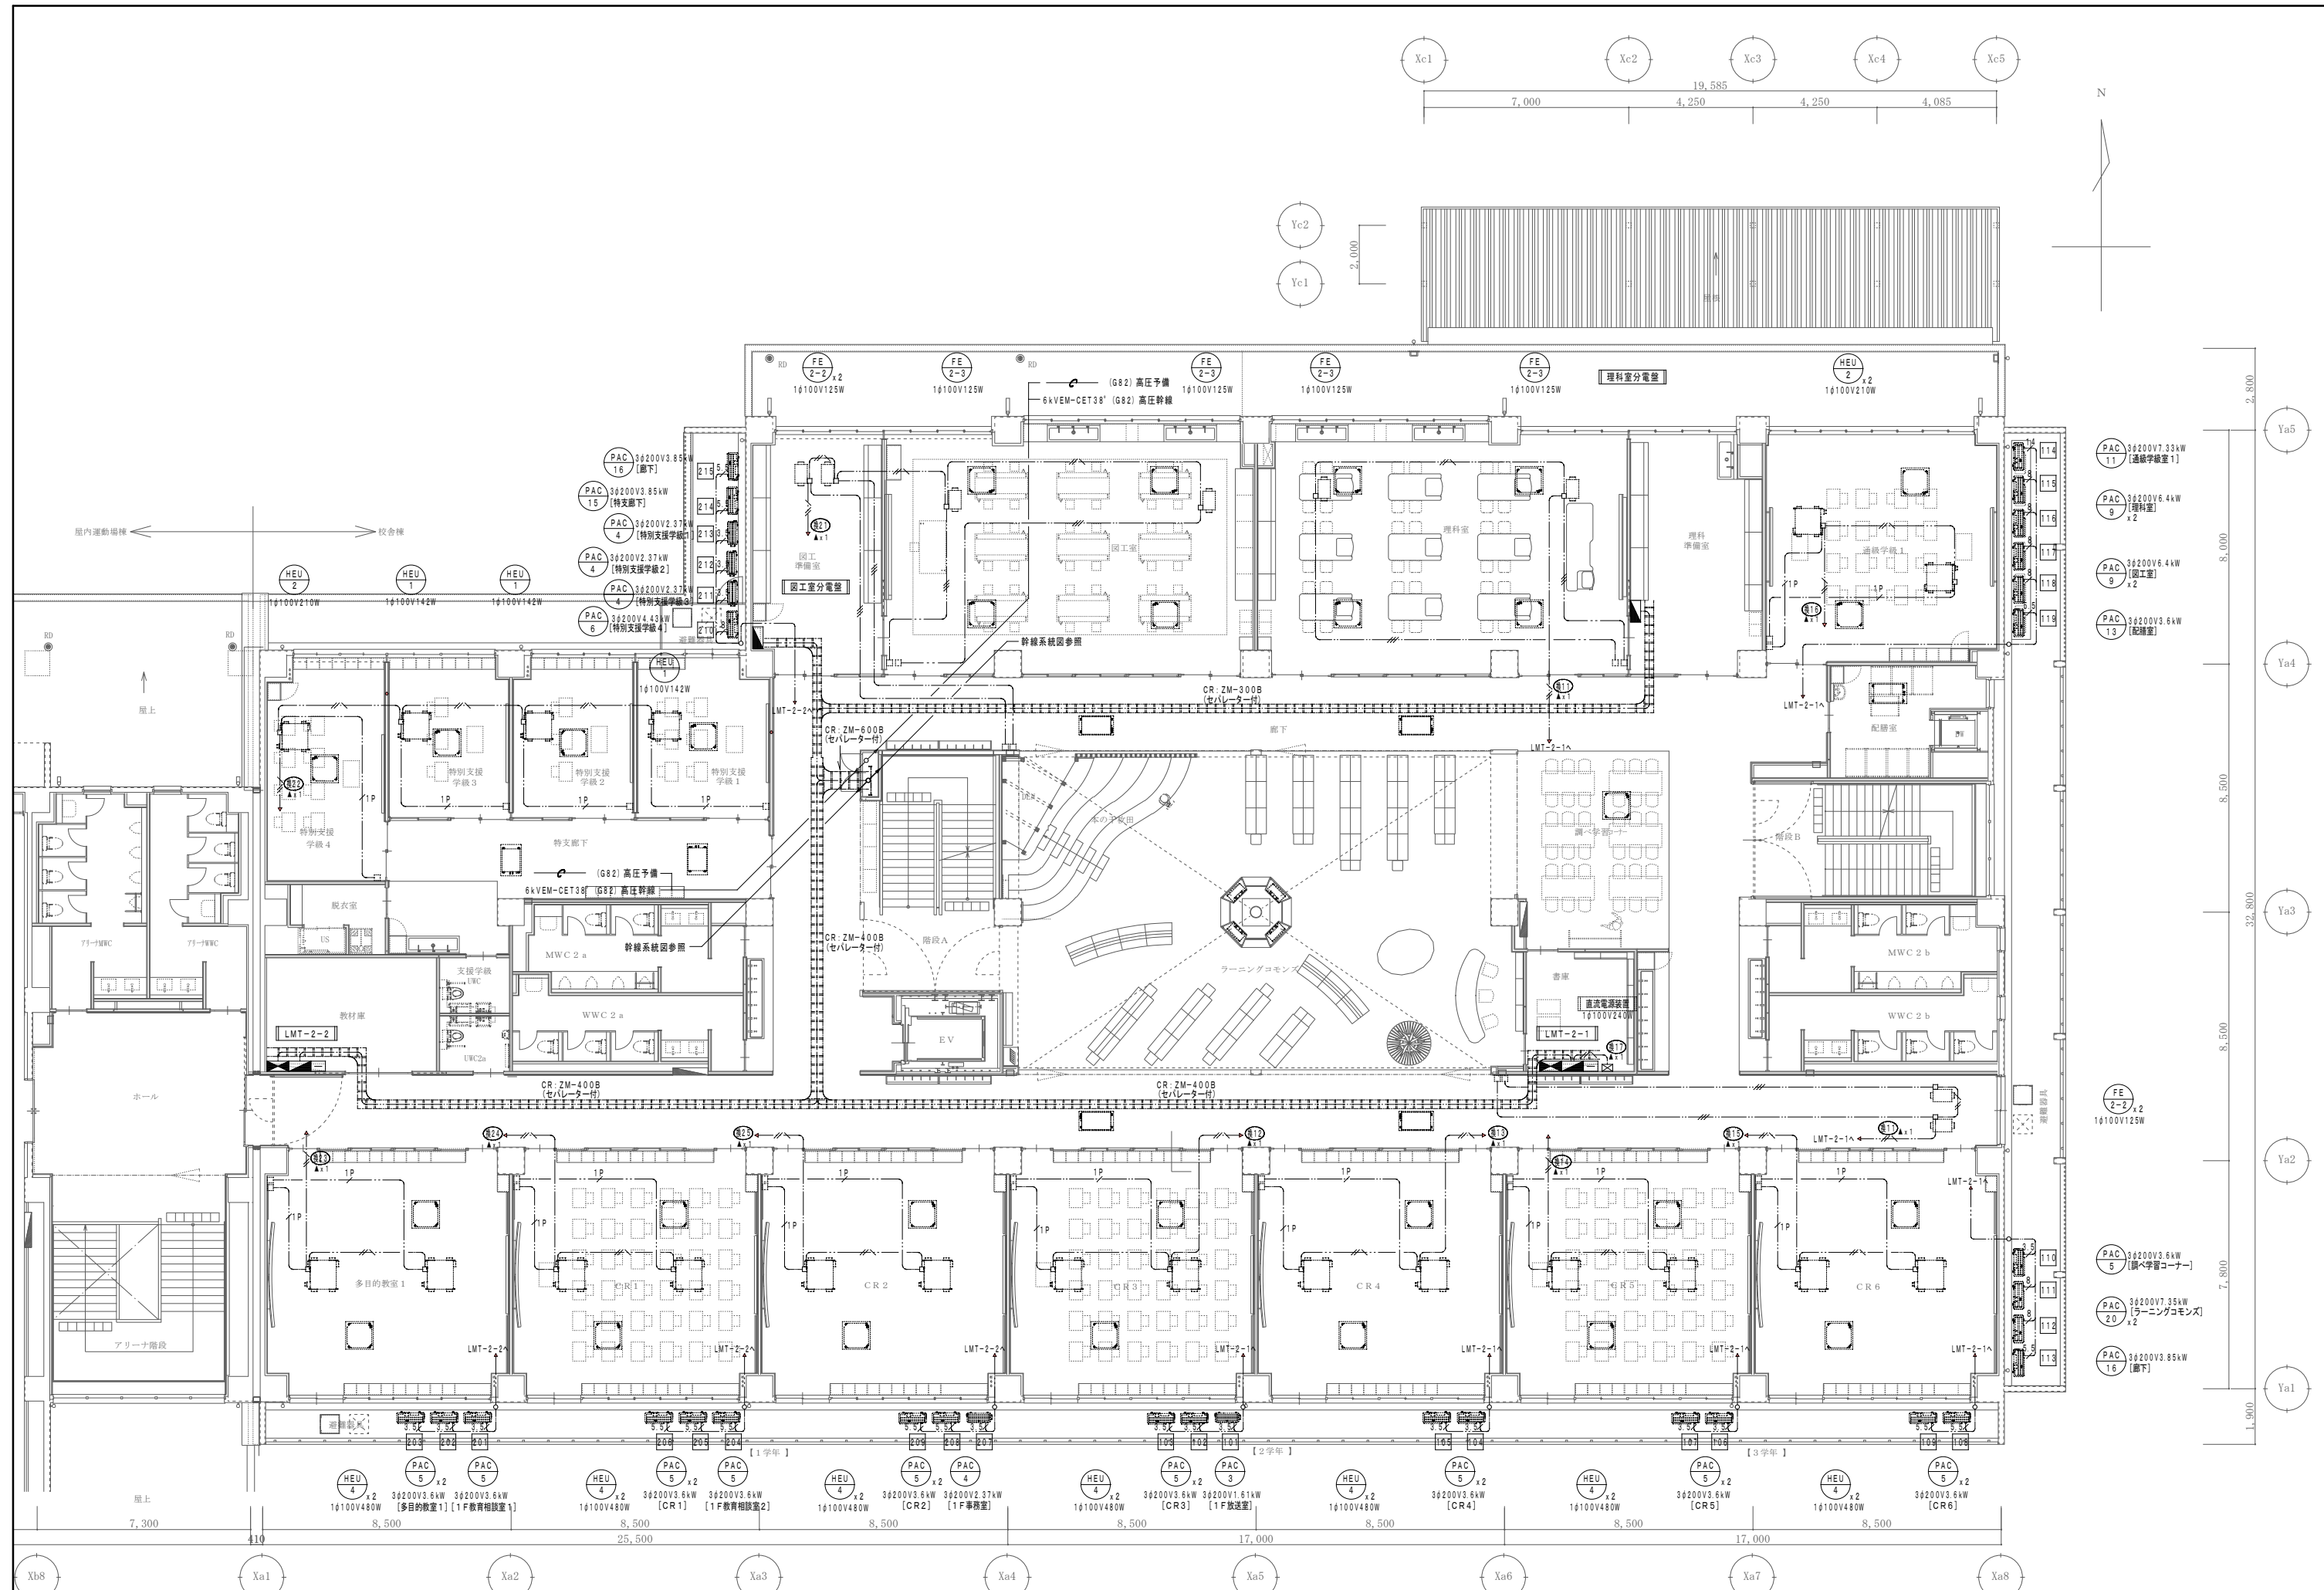







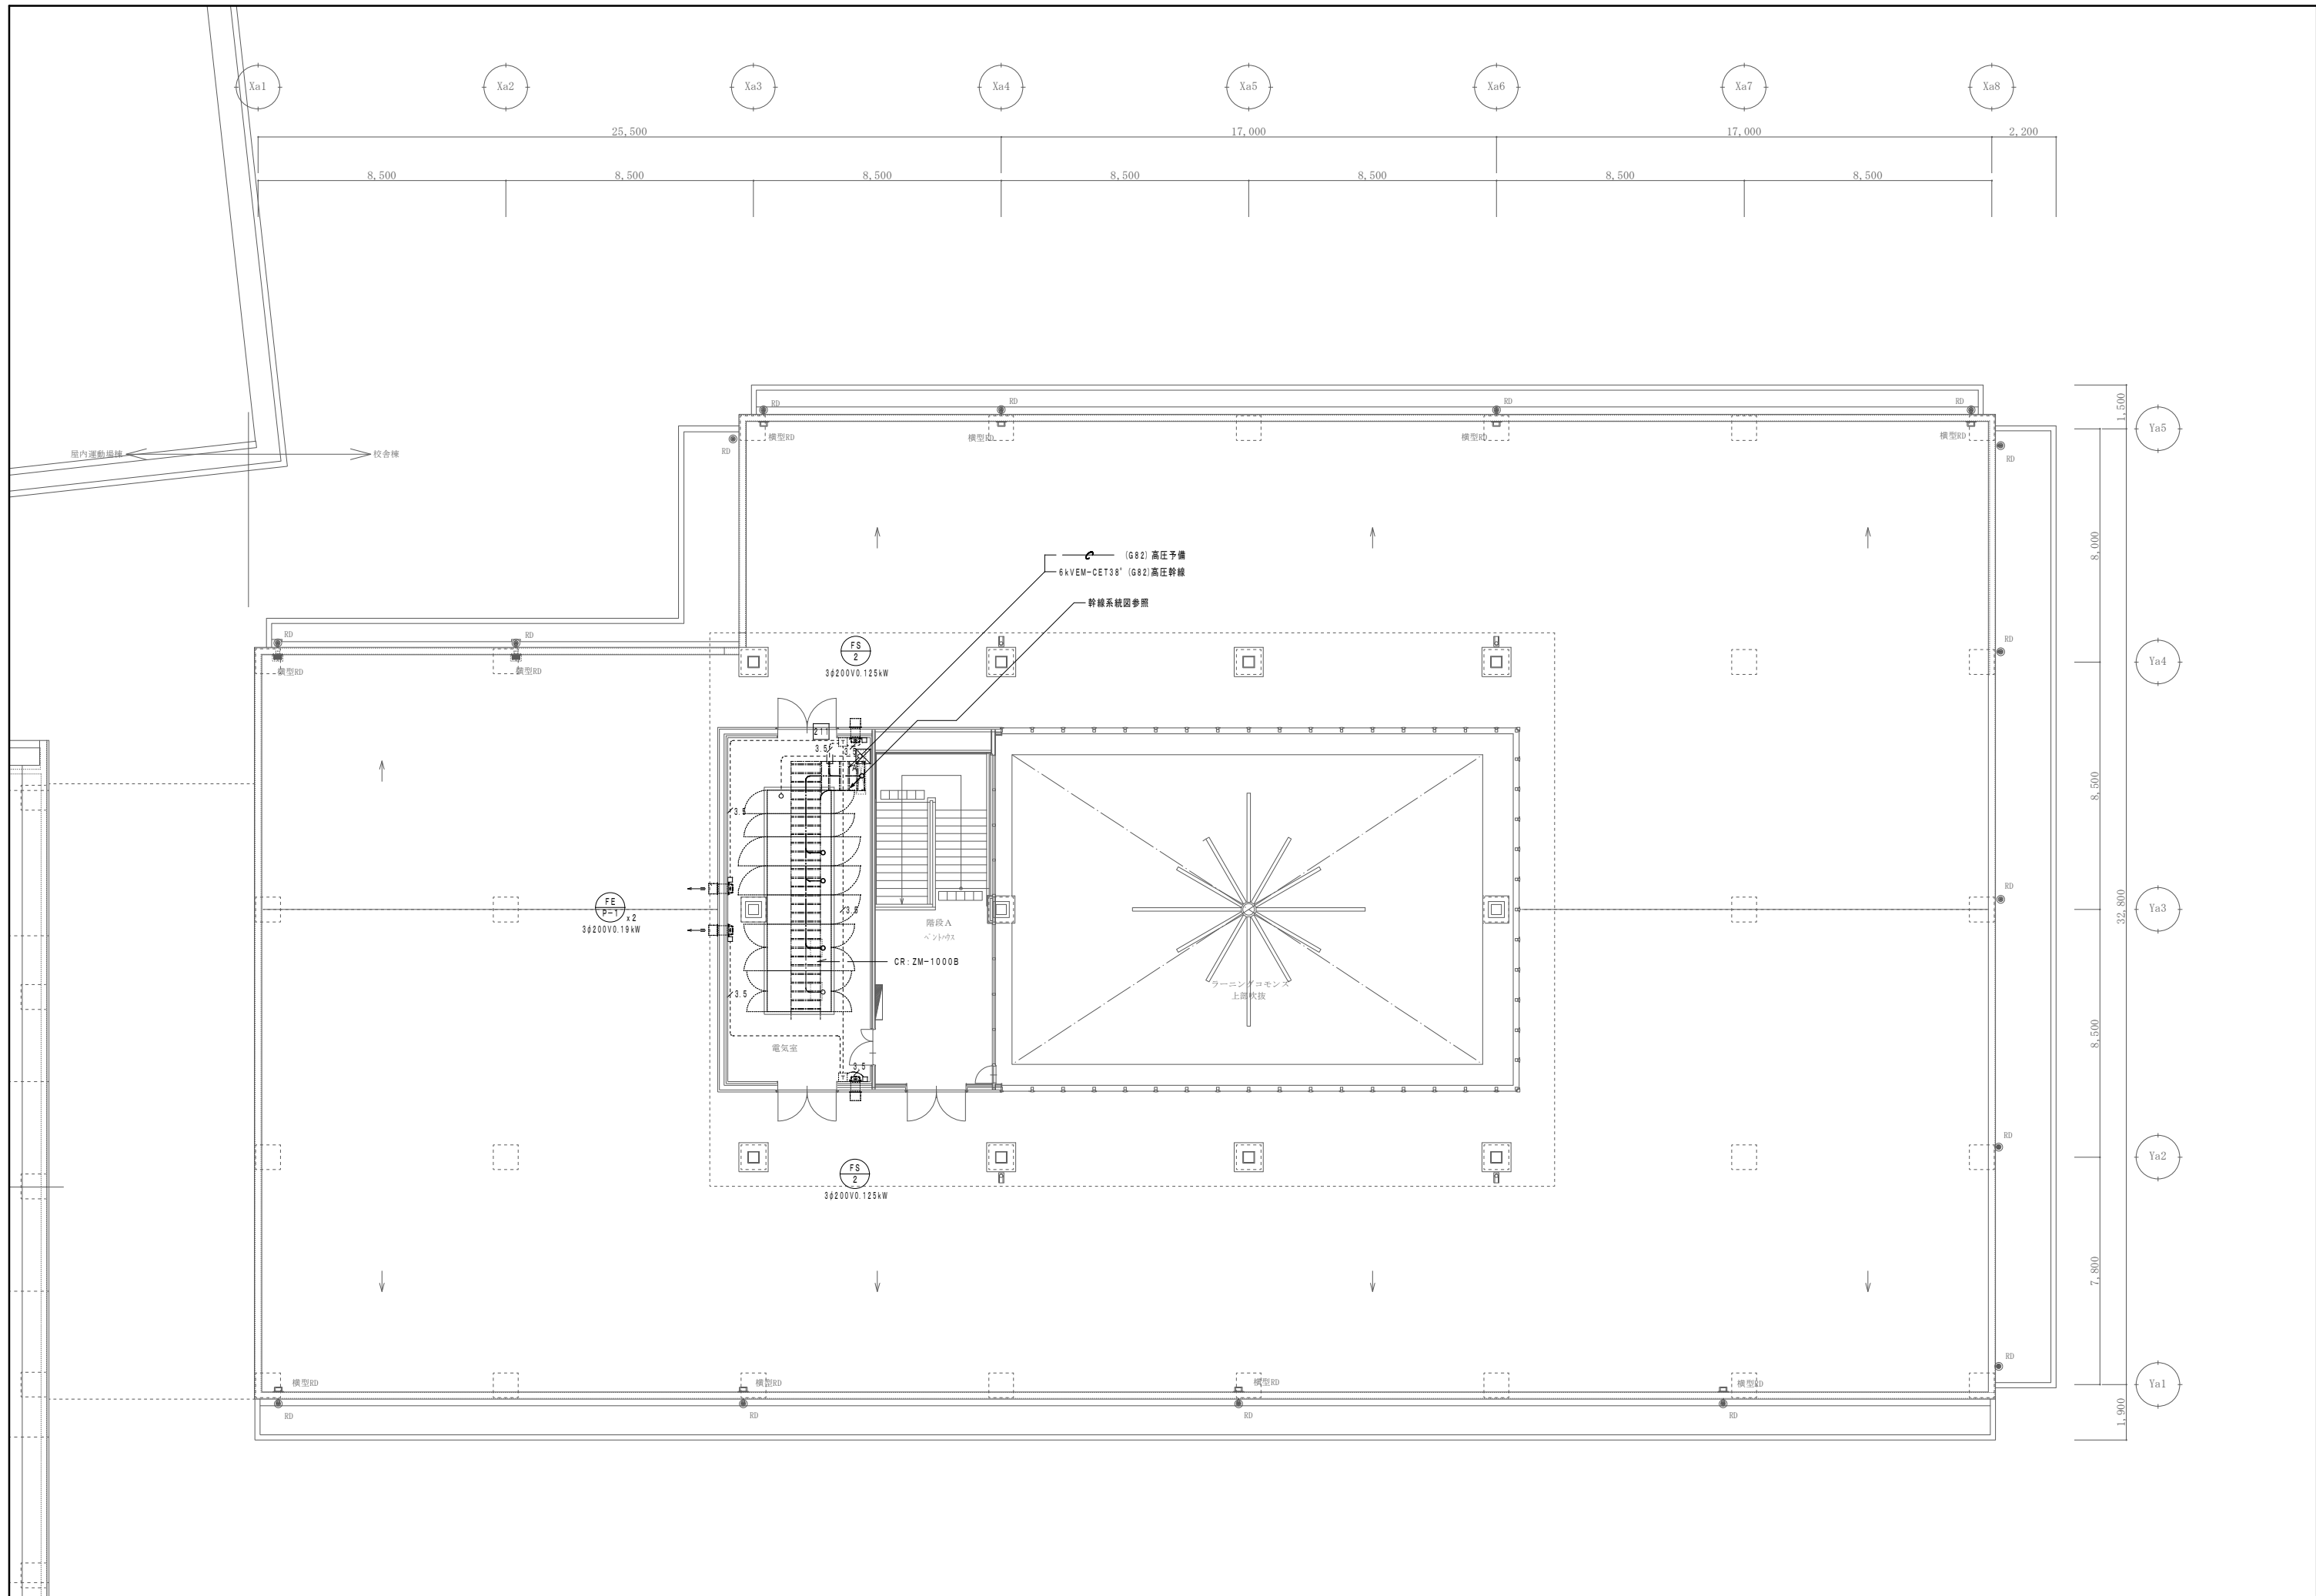


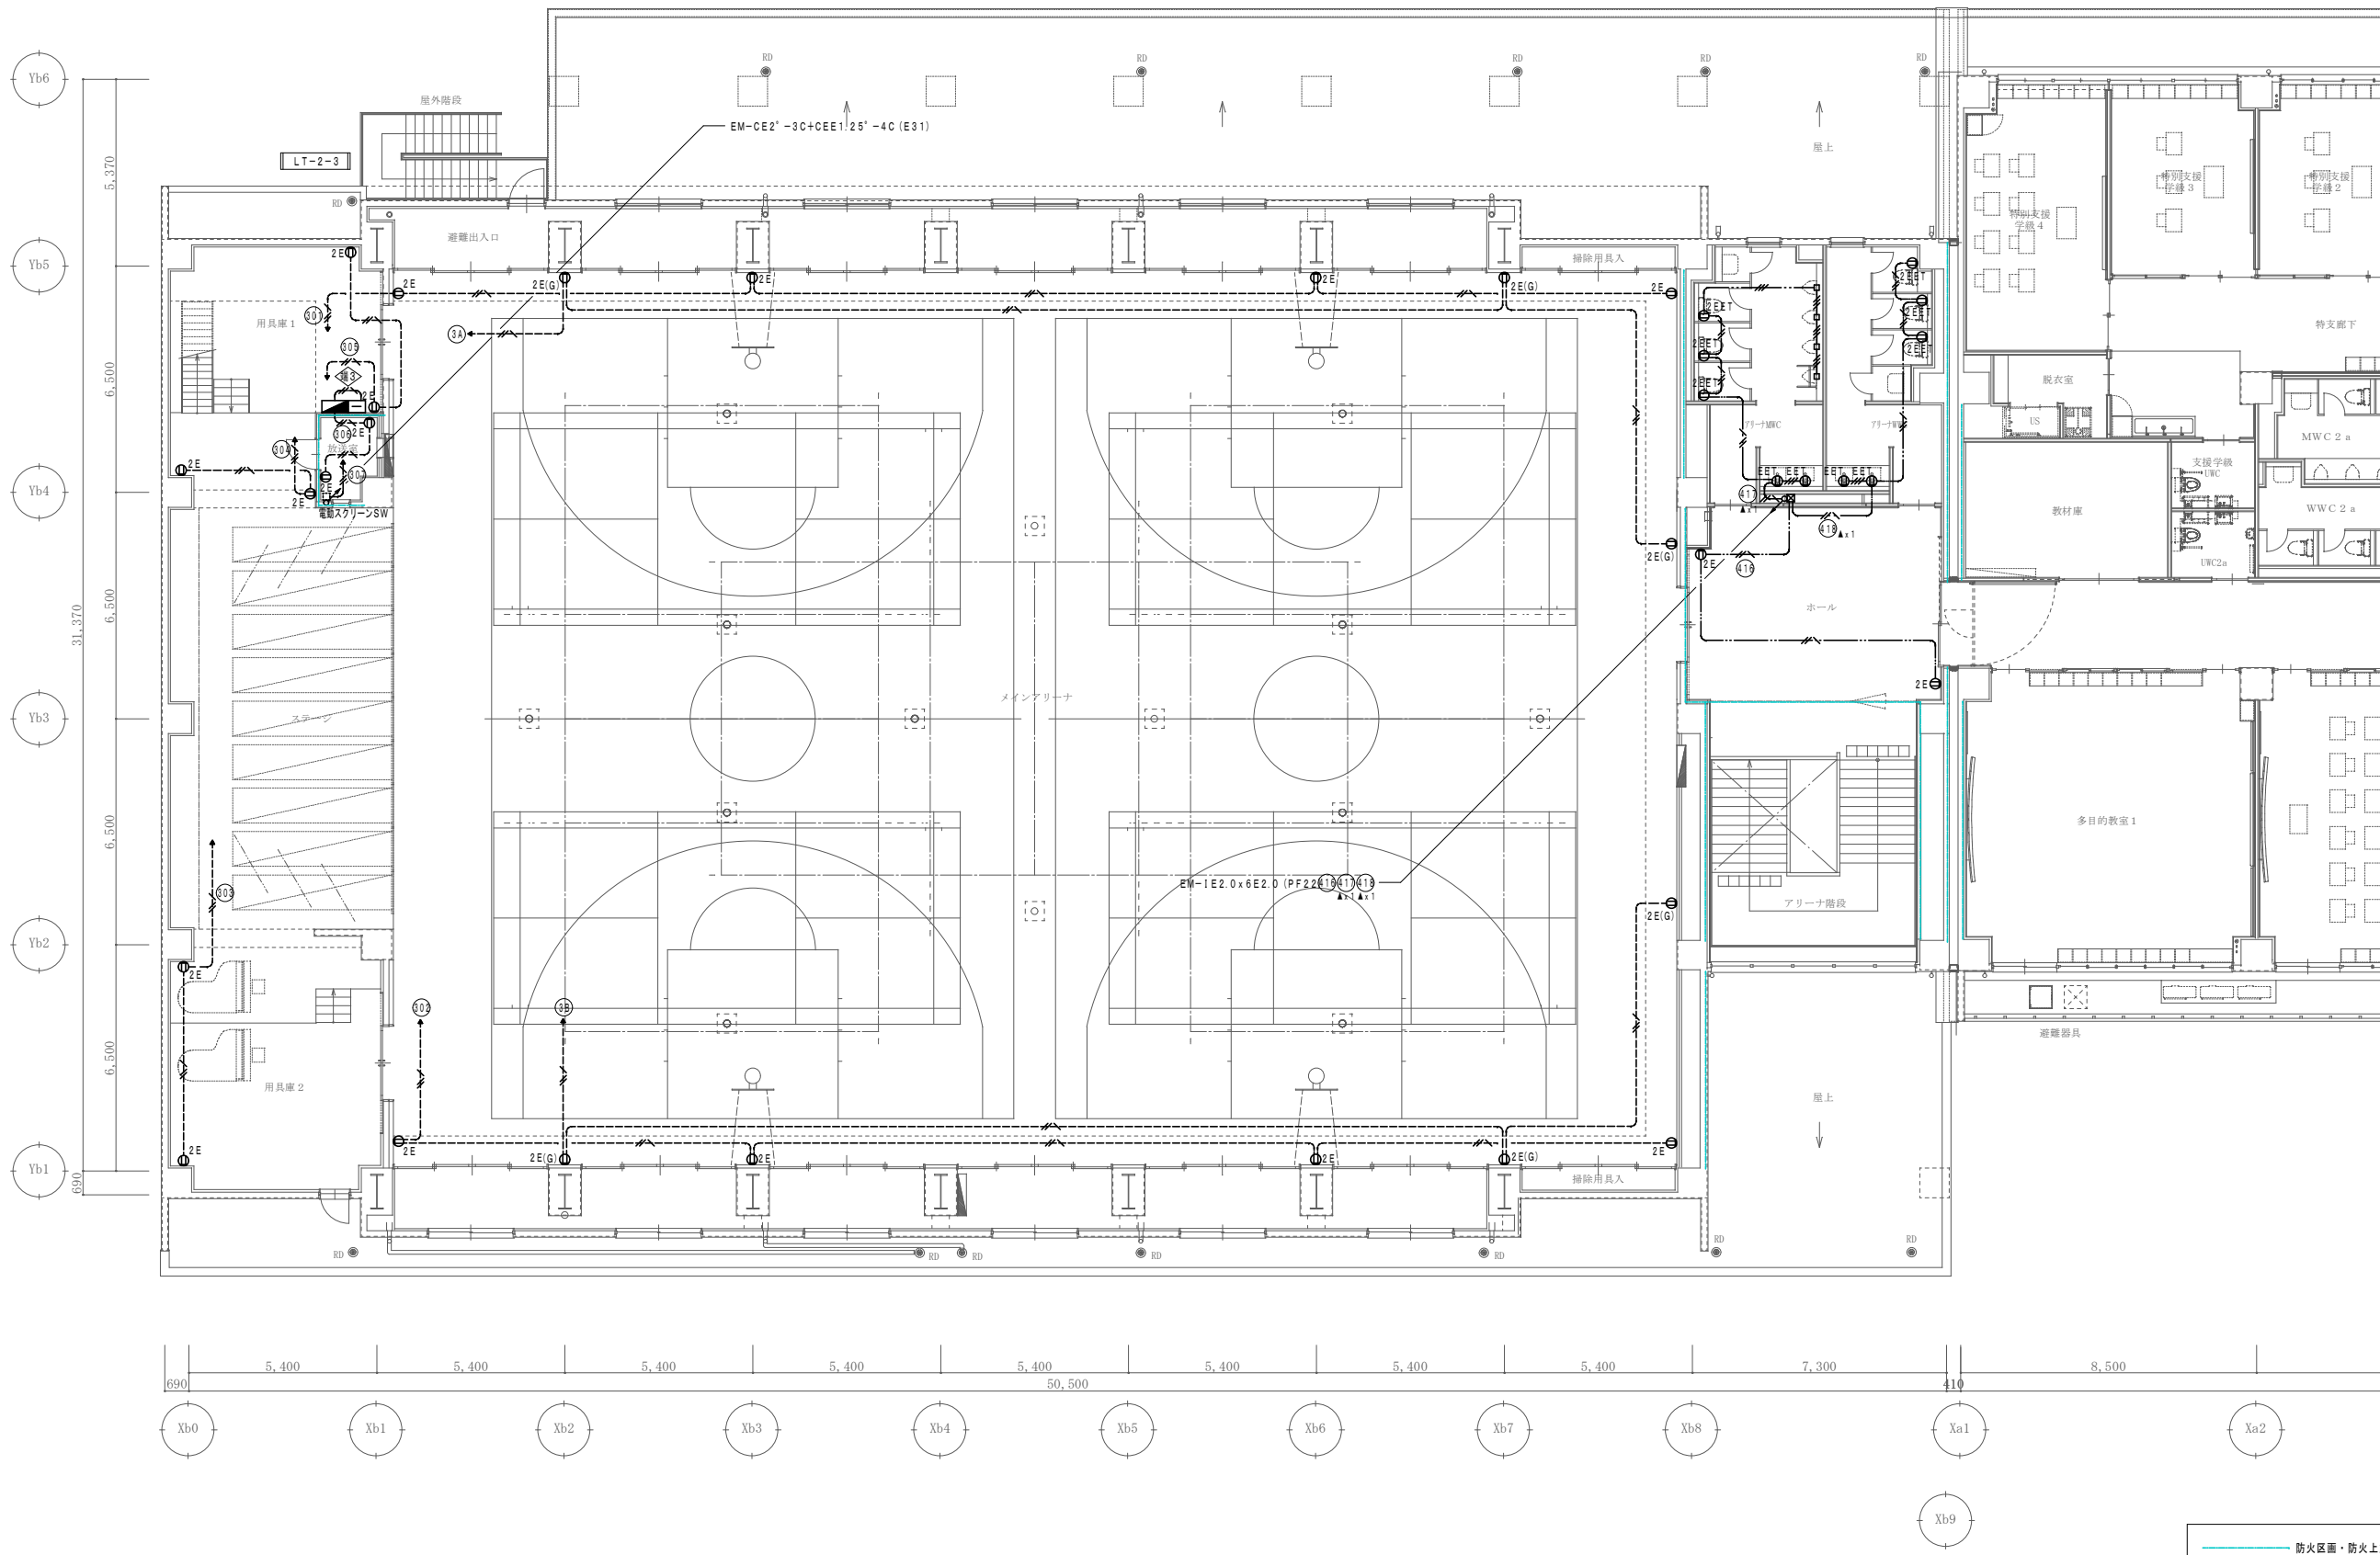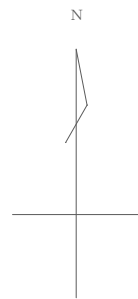


防火区画・防火上主要な間仕切り

     
※防火区画の区画貫通処理は下記の工法を使用する。
【防火措置材工法】
国土交通大臣認定番号
・PS060 WL-0866-1
・PS060 WL-0436
・PS060 WL-0293
・PS060 FL-0682


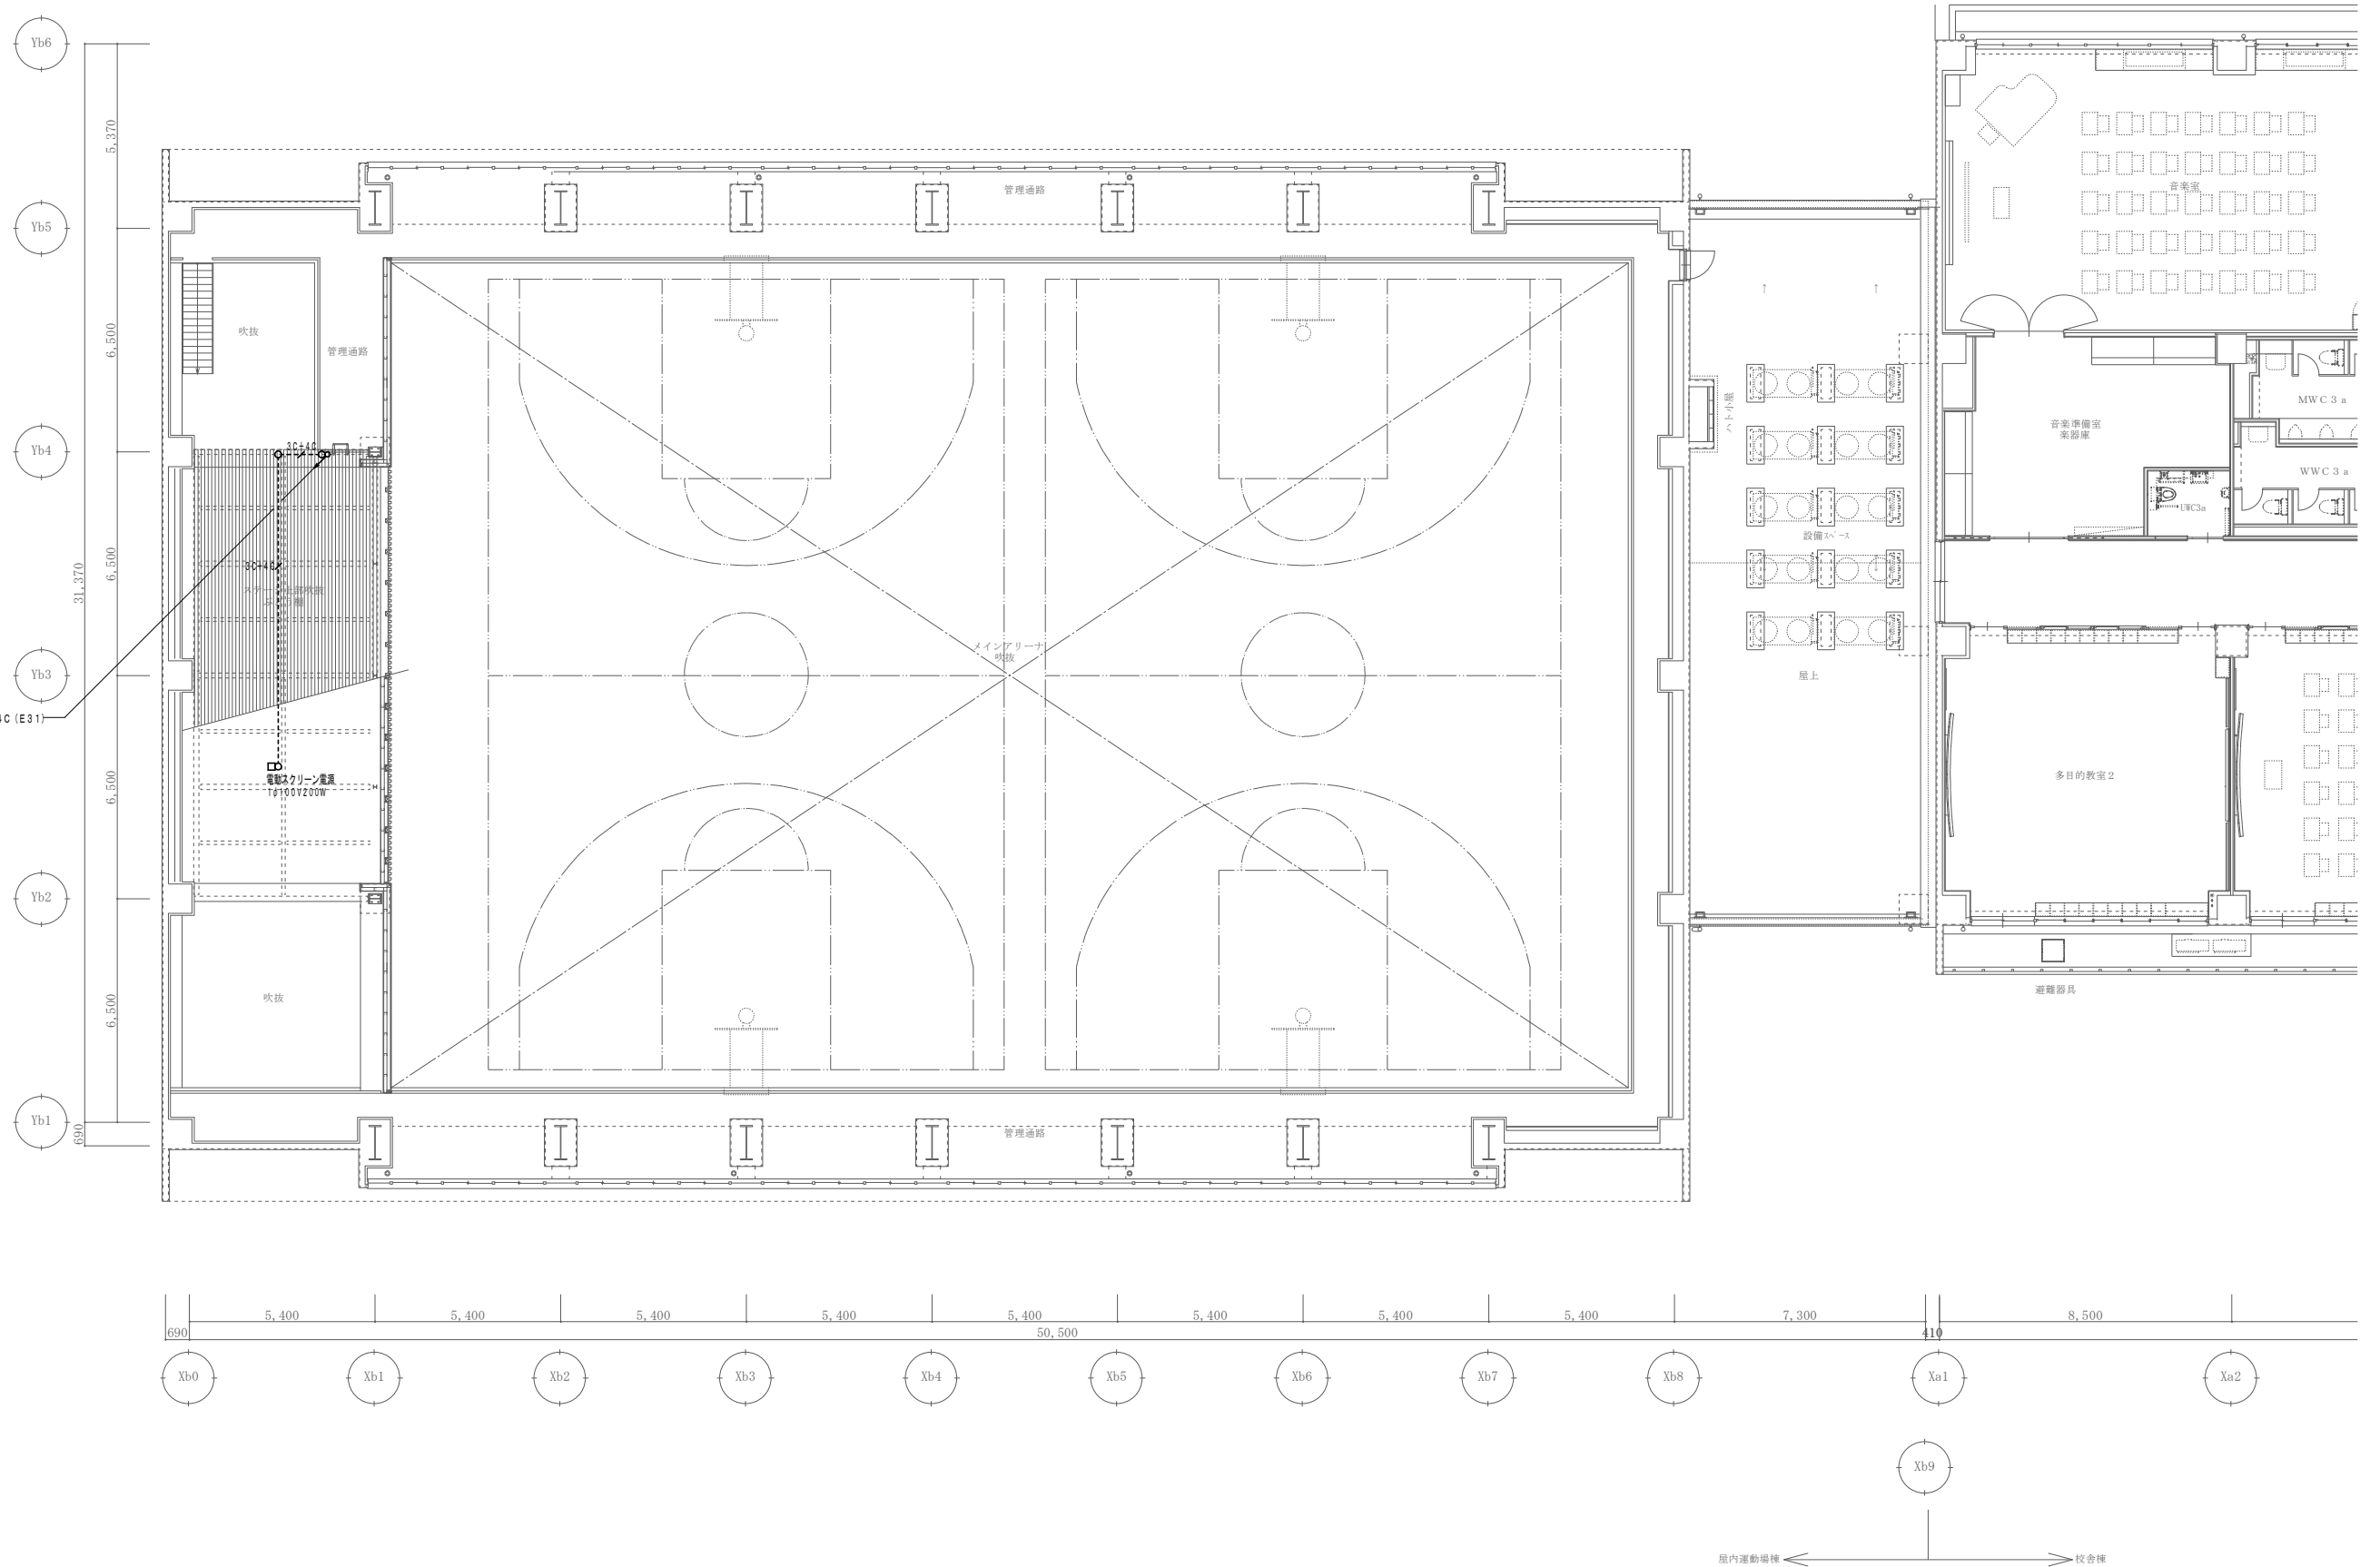


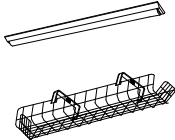

A	LED一体型40形直付型 逆富士 W150	B	LED一体型40形直付型 逆富士 W150	C	LED一体型40形直付型 逆富士 W150	D	LED一体型40形直付型 逆富士 W150	E	LED一体型40形 片反射付	F	LED一体型20形埋込型 下面開放型 W150	G	LED一体型40形 埋込下面開放型 W150	H	LED一体型40形埋込型 下面開放型 W150
	LSS9-4-30		LSS9-4-37		LSS9-4-48		LSS9-4-65				LRS6-2-30		LRS6-4-48		LRS6-4-65
器具光束3200lm、消費電力20.3W、電圧100～242V 星白色（5000K）、Ra83		星白色（5000K）、Ra83 器具光束4000lm、消費電力25W、電圧100～242V		器具光束5200lm、消費電力31.9W、電圧100～242V 星白色（5000K）、Ra83		器具光束6900lm、消費電力43.1W、電圧100～242V 星白色（5000K）、Ra83		器具光束3200lm、消費電力20.6W、電圧100～242V 星白色（5000K）、Ra83		器具光束3200lm、消費電力20.1W、電圧100～242V 星白色（5000K）、Ra83		器具光束5840lm、消費電力31.9W、電圧100～242V 星白色（5000K）、Ra83		器具光束6680lm、消費電力43.1W、電圧100～242V 星白色（5000K）、Ra83	
															
本体：銅板（白色粉体塗装） ライトバー（カバー）：ポリカーボネート（乳白）		本体：銅板（白色粉体塗装） ライトバー（カバー）：ポリカーボネート（乳白）		本体：銅板（白色粉体塗装） ライトバー（カバー）：ポリカーボネート（乳白）		本体：銅板（白色粉体塗装） ライトバー（カバー）：ポリカーボネート（乳白）		本体：銅板（白色粉体塗装） ライトバー（カバー）：ポリカーボネート（乳白） 片反射笠反射板：亜鉛銅板（高反射白色粉体塗装）		本体：亜鉛銅板 反射板：銅板（高反射白色粉体塗装） ライトバー（カバー）：ポリカーボネート（乳白）		本体：亜鉛銅板、反射板：銅板（高反射白色粉体塗装） ライトバー（カバー）：ポリカーボネート（乳白）		本体：亜鉛銅板、反射板：銅板（高反射白色粉体塗装） ライトバー（カバー）：ポリカーボネート（乳白）	
I	LED一体型40形埋込型 黒板灯	J	LED一体型40形埋込型 スクールコンフォート	K	LED一体型40形埋込型 スクールコンフォート	L	LEDベースライト L1500	M	LED一体型40形直付型 黒板灯	N	LDL40×1 高温用照明器具 ステンレス	O	LED一体型40形直付型	P	LEDダウンライト 100形
	LRS8-4-43		LRS6SA20-4-45		LRS6SA20-4-60				LSS13-4-45				HACCP向け照明器具クリンフーズシリーズ		
器具光束4470lm、消費電力31.9W、電圧100～242V 星白色（5000K）、Ra83		器具光束4470lm、消費電力31.9W、電圧100～242V 星白色（5000K）、Ra83		器具光束6200lm、消費電力43.1W、電圧100～242V 星白色（5000K）、Ra83		器具光束4420lm、消費電力33W、電圧100V 星白色（5000K）、Ra93		消費電力31.9W、定格出力型、電圧100～242V 5200lm、星白色（5000K）、Ra83		器具光束2500lm、消費電力20W、電圧100V 星白色（5000K）、Ra84		器具光束6260lm、消費電力43.1W、電圧100～242V 星白色（5000K）、Ra83		器具光束1035lm、消費電力7W、電圧100～242V 星白色（5000K）、Ra85	
															
角形調整3段階 本体：銅板（高反射白色粉体塗装） ライトバー（カバー）：ポリカーボネート（プリズム）		本体：亜鉛銅板、反射板：銅板（白色粉体塗装） ライトバー（カバー）：ポリカーボネート（乳白）		本体：亜鉛銅板、反射板：銅板（白色粉体塗装） ライトバー（カバー）：ポリカーボネート（乳白）		アルミ型材 アルマイト ポリカーボネート 乳白（マット）		本体：銅板（高反射白色粉体塗装） ライトバー（カバー）：ポリカーボネート（プリズム）		ランプ素材：ガラス管 直管LED用ランプ 電源ユニット内蔵、防湿型 反射板：ステンレス（クリア塗装） 本体：ステンレス（クリア塗装）		防湿タイプ HACCP対応型 本体：亜鉛銅板（高反射白色粉体塗装） カバー：アクリル（透明・帯電防止処理） ライトバー：ポリカーボネート（乳白）		拡散タイプ 光源遮光角15度 電源ユニット内蔵、一般光色タイプ 反射板（上部）：プラスチック（ホワイト） 反射板（下部）：銅板（ホワイトつや消し仕上） 枠：銅板（ホワイトつや消し仕上）、埋込穴φ100	
Q	LEDダウンライト 150形	R	LEDダウンライト 200形	S	LEDダウンライト 250形	T	LEDダウンライト 750形	U	LEDダウンライト 100形電球1灯器具相当	V	LEDダウンライト FHT32W相当	W	LEDダウンライト 1000形	X	ブラケット 20形直管蛍光灯1灯器具相当
											防雨・防湿形 重耐塩仕様				
器具光束1680lm、消費電力11.6W、電圧100～242V 星白色（5000K）、Ra85		器具光束1990lm、消費電力15W、電圧100～242V 星白色（5000K）、Ra85		器具光束2385lm、消費電力18.6W、電圧100～242V 星白色（5000K）、Ra85		器具光束8990lm、消費電力56.6W、電圧100～242V 星白色（5000K）、Ra85		器具光束765lm、消費電力7.6W、電圧100V 星白色（5000K）、Ra83		器具光束1110lm、消費電力13.7W、電圧100～242V 温白色（3500K）、Ra83		器具光束10275lm、消費電力68.8W、電圧100～242V 星白色（5000K）、Ra85		器具光束1420lm、消費電力11.2W、電圧100V 星白色（5000K）、高演色Ra93	
															
光源遮光角15度、拡散タイプ 電源ユニット内蔵、一般光色タイプ 反射板（上部）：プラスチック（ホワイト） 反射板（下部）：銅板（ホワイトつや消し仕上） 枠：銅板（ホワイトつや消し仕上）、埋込穴φ100		光源遮光角15度、広角タイプ 電源ユニット内蔵、一般光色タイプ 反射板（上部）：プラスチック（ホワイト） 反射板（下部）：銅板（ホワイトつや消し仕上） 枠：銅板（ホワイトつや消し仕上）、埋込穴φ100		拡散タイプ 電源ユニット内蔵 光源遮光角30度 反射板（下部）：アルミ（ホワイトつや消し仕上） 枠：銅板（ホワイトつや消し仕上）、埋込穴φ100 反射板（上部）：プラスチック（ホワイト）		光源遮光角15度、広角タイプ 電源ユニット内蔵、一般タイプ 反射板（上部）：プラスチック（ホワイト） 反射板（下部）：アルミ（銀色鏡面仕上） 枠：銅板（ホワイトつや消し仕上）、埋込穴φ150		電源ユニット内蔵、拡散タイプ、PaPIRs・明るさセンサー付 高気密SB形、点灯角度・点灯保持時間調整機能付 枠：アルミダイカスト（ホワイトつや消し） 埋込穴φ100		本体：アルミダイカスト（指定色塗装） プラスチック クロームメッキ 埋込穴φ100		広角タイプ 電源ユニット内蔵、一般タイプ 光源遮光角15度 反射板（上部）：プラスチック（ホワイト） 反射板（下部）：アルミ（銀色鏡面仕上） 枠：銅板（ホワイトつや消し仕上）、埋込穴φ150		拡散タイプ、美ルック、電源ユニット内蔵 片面化粧タイプ、ツマミネジ方式 カバー：プラスチック（乳白） W=540 H=38 出しろ76	
Y	LEDウォールライト 20形	Z	LEDキッチンライト 20形直管蛍光灯1灯相当	ア	LEDブラケット 15形直管蛍光灯1灯器具相当	イ	LED建築化照明	ウ	LED一体型40形直付型 逆富士 W150	エ	高天井用照明器具 マルチハロゲン400形器具相当	オ	LEDブラケット W1210	カ	LED一体型直付型40形 反射笠付型
	防湿型・防雨型								LSS9-4-65 ガード共		ガード共				
器具光束990lm、消費電力10W、電圧100～242V 星白色（5000K）、Ra83		器具光束1655lm、消費電力18.3W、電圧100V 星白色（5000K）、Ra83		器具光束840lm、消費電力9.5W、電圧100V 星白色（5000K）、Ra83		器具光束1812lm、消費電力19.0W、電圧100V 星白色（5000K）、Ra83		器具光束6900lm、消費電力43.1W、電圧100～242V 星白色（5000K）、Ra83		光束21300lm、消費電力112W、電圧200～242V 星白色（5000K）、Ra70、広角タイプ		器具光束2730lm、消費電力22.8W、電圧100V 星白色（5000K）、Ra93		光束9810lm、消費電力56.4W、電圧100～242V 星白色（5000K）、Ra83	
															
保護等級：IP23 電源ユニット内蔵 本体：ステンレス、カバー：ポリカーボネート（乳白）		拡散タイプ、棚下・壁面取付専用 カバー：プラスチック（乳白） L900タイプ		天井直付型・壁直付型 スイッチ付、拡散タイプ、両面化粧タイプ カバー：プラスチック（乳白） W=450 H=65 出しろ64		LED内蔵、電源ユニット内蔵、スタンダードタイプ（標準光束） 拡散タイプ、天井直付型・壁直付型・据置取付型 （ホワイト）、カバー（乳白つや消し）付 送り用端子台付、位相制御式（2線式）、L900タイプ		本体：銅板（白色粉体塗装） ライトバー（カバー）：ポリカーボネート（乳白）		本体：アルミ、パネル：ポリカーボネート（透明）、アーム：亜鉛銅板 約5～100%連続調光、落下防止ワイヤー付 ガード：鋼材（亜鉛メッキ仕上）		カバー：プラスチック（乳白） サイドカバー：プラスチック（ホワイトつや消し） 壁面（横向け）取付専用 幅1210・高87・出しろ110		P i P i t 無線調光 本体：銅板（白色粉体塗装） 通信周波数 920MHz帯、約5～100%連続調光型 ライトバー（カバー）：ポリカーボネート（乳白）	
キ	LEDスポットライト 250形	ク	LED一体型40形埋込型 防湿型・防雨型 W220	ケ	LED一体型40形直付型 防湿型・防雨型 W150	コ	LEDブラケット								
器具光束2275lm、消費電力18.7W、電圧100V 3500K、Ra85、広角タイプ		器具光束6380lm、消費電力43.1W、電圧100～242V IP23防湿型、星白色（5000K）、Ra83		器具光束4840lm、消費電力32.5W、電圧100～242V IP23防湿型、星白色（5000K）、Ra83		器具光束435lm、消費電力4.6W、電圧100V 温白色（3500K）、Ra83									
															
電源ユニット内蔵、一般光色タイプ 100V配線ダクト取付型 首振り角度約90度、水平回転角度約360度 灯具：アルミダイカスト（ホワイトつや消し仕上）		本体：ステンレス（高反射白色粉体塗装） 防湿防雨ライトバー：乳白ポリカーボネート+アクリルコーティング		本体：ステンレス（高反射白色粉体塗装） 防湿防雨ライトバー：乳白ポリカーボネート+アクリルコーティング		シリコン白色									

※ 1. 図中の器具型番は参考とする。また、器具光束・消費電力は参考値とする。
 ※ 2. 色温度は、発注前に監督員に確認すること。
 ※ 3. 図中連結シンボルは連結用器具を用いること。
 ※ 4. 消費電力は J I S C 8 1 0 5 - 3 の試験方法による。


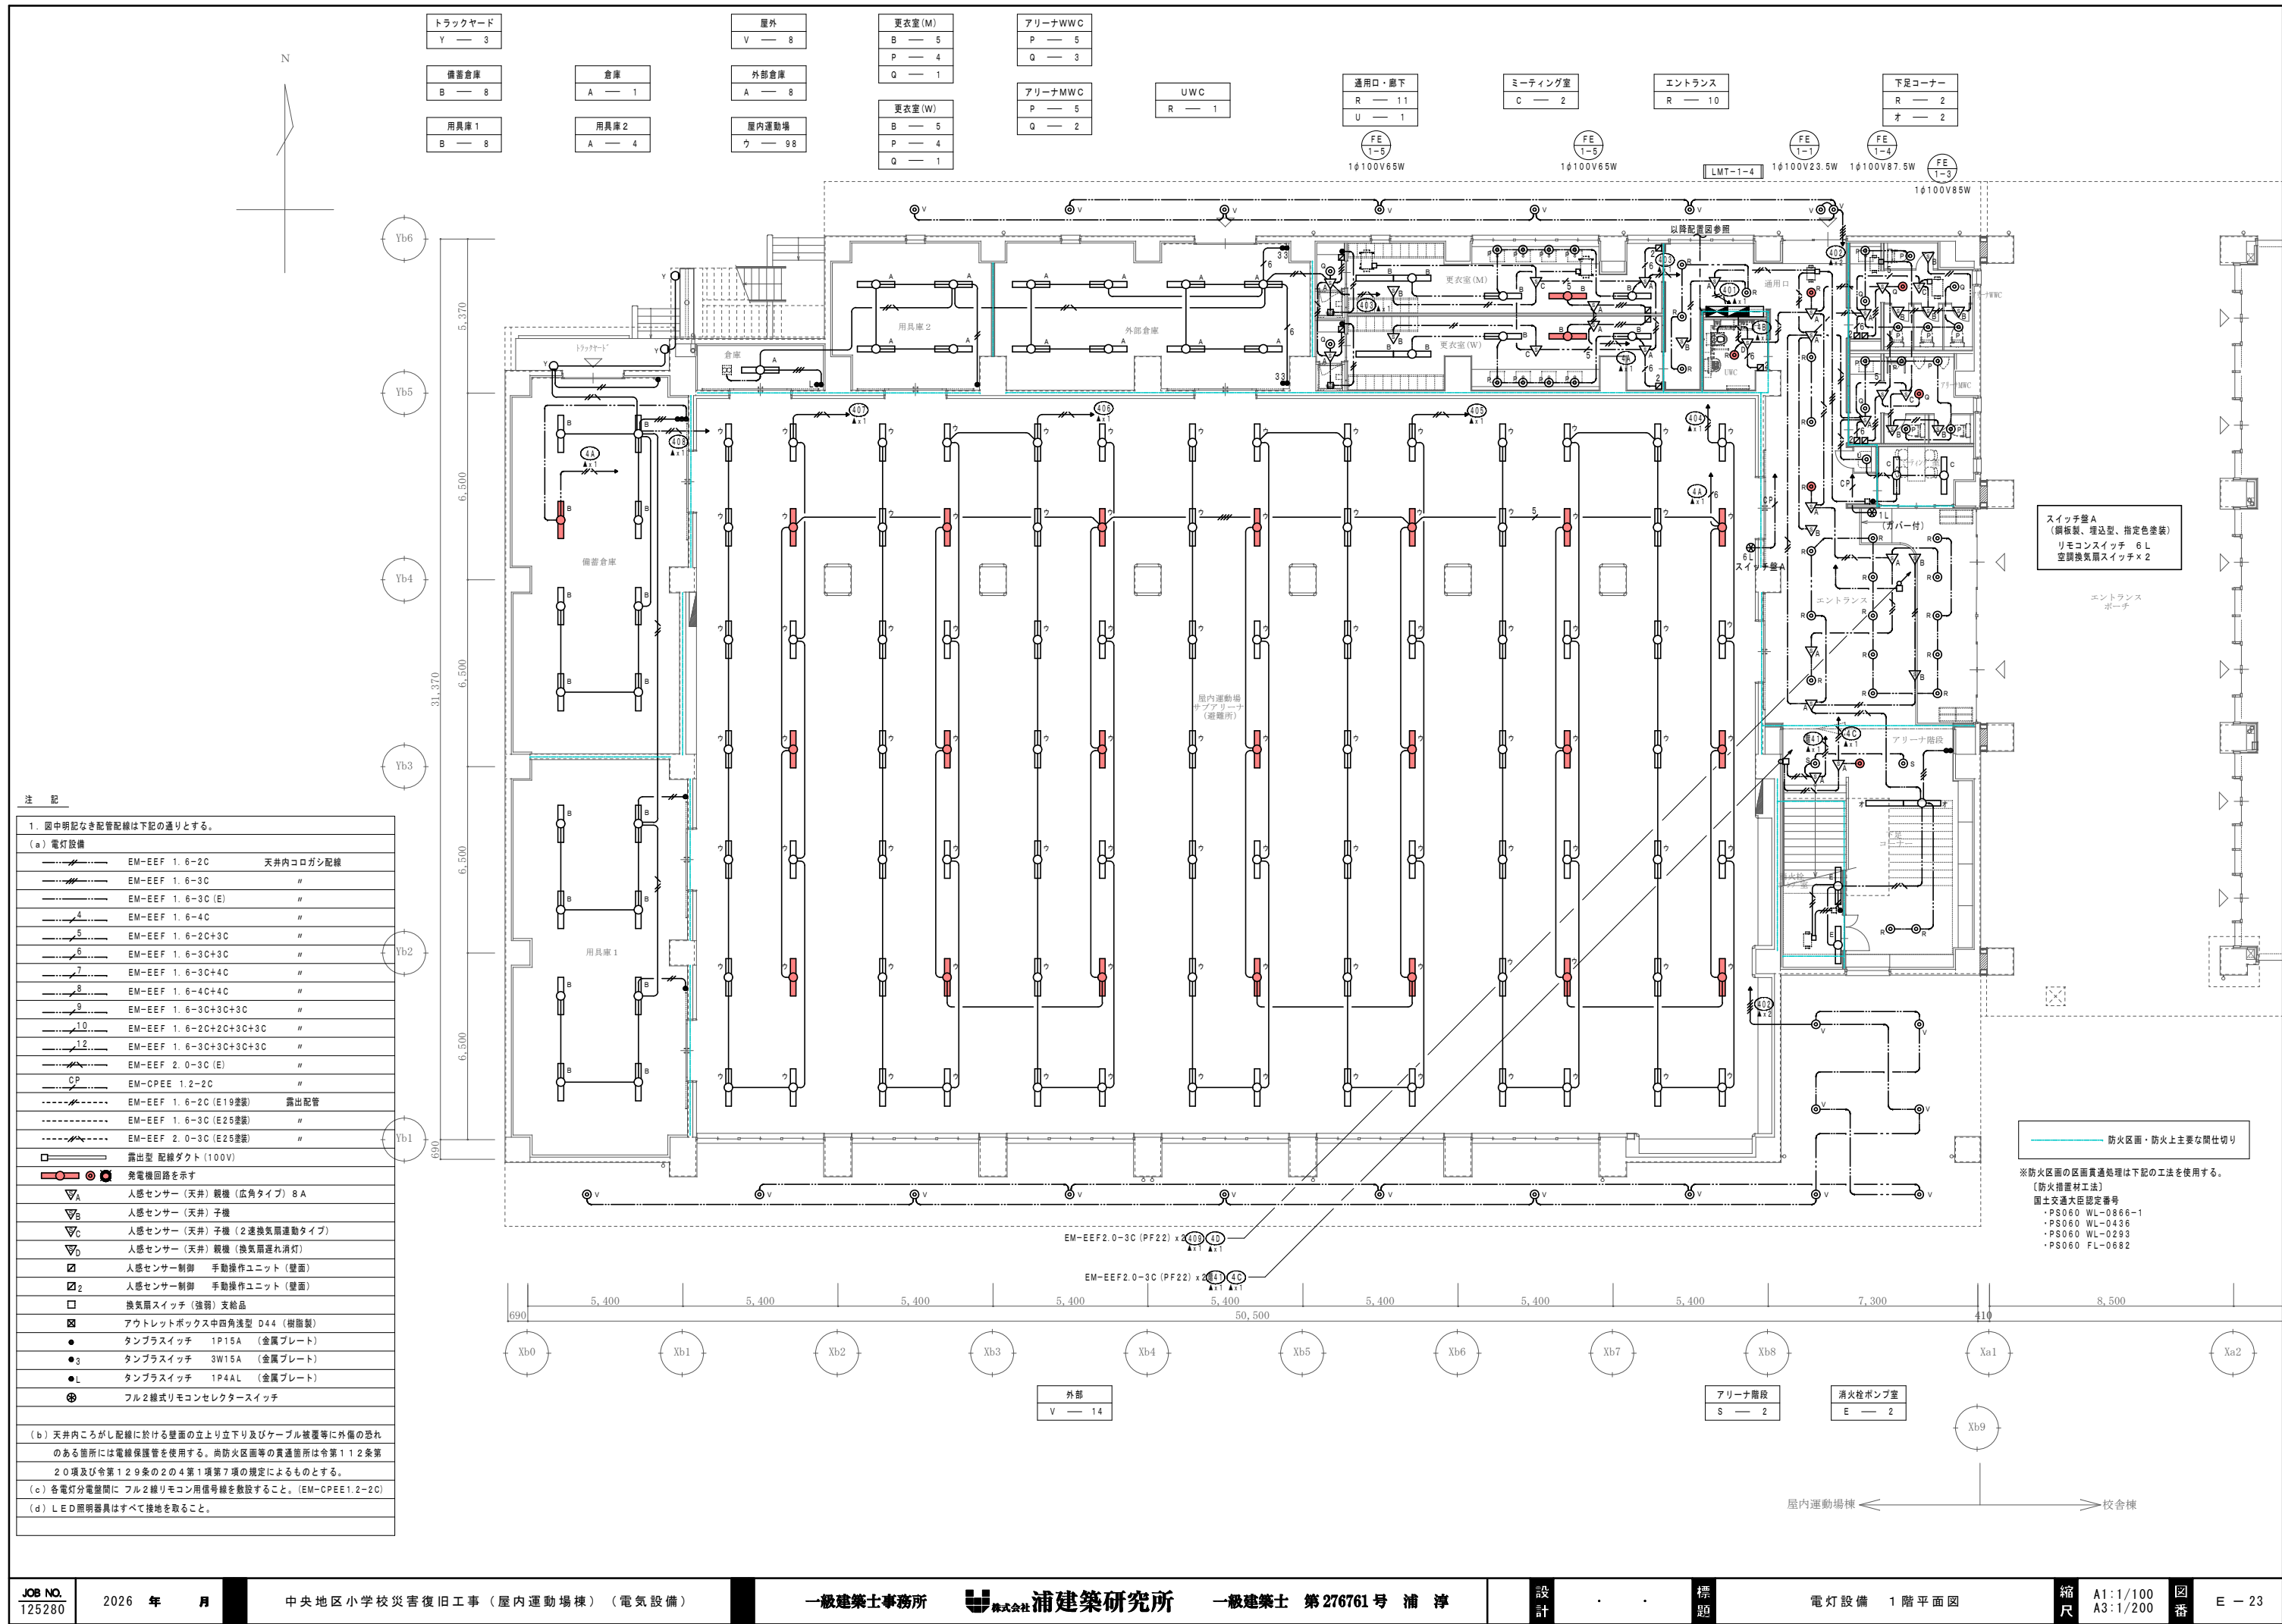


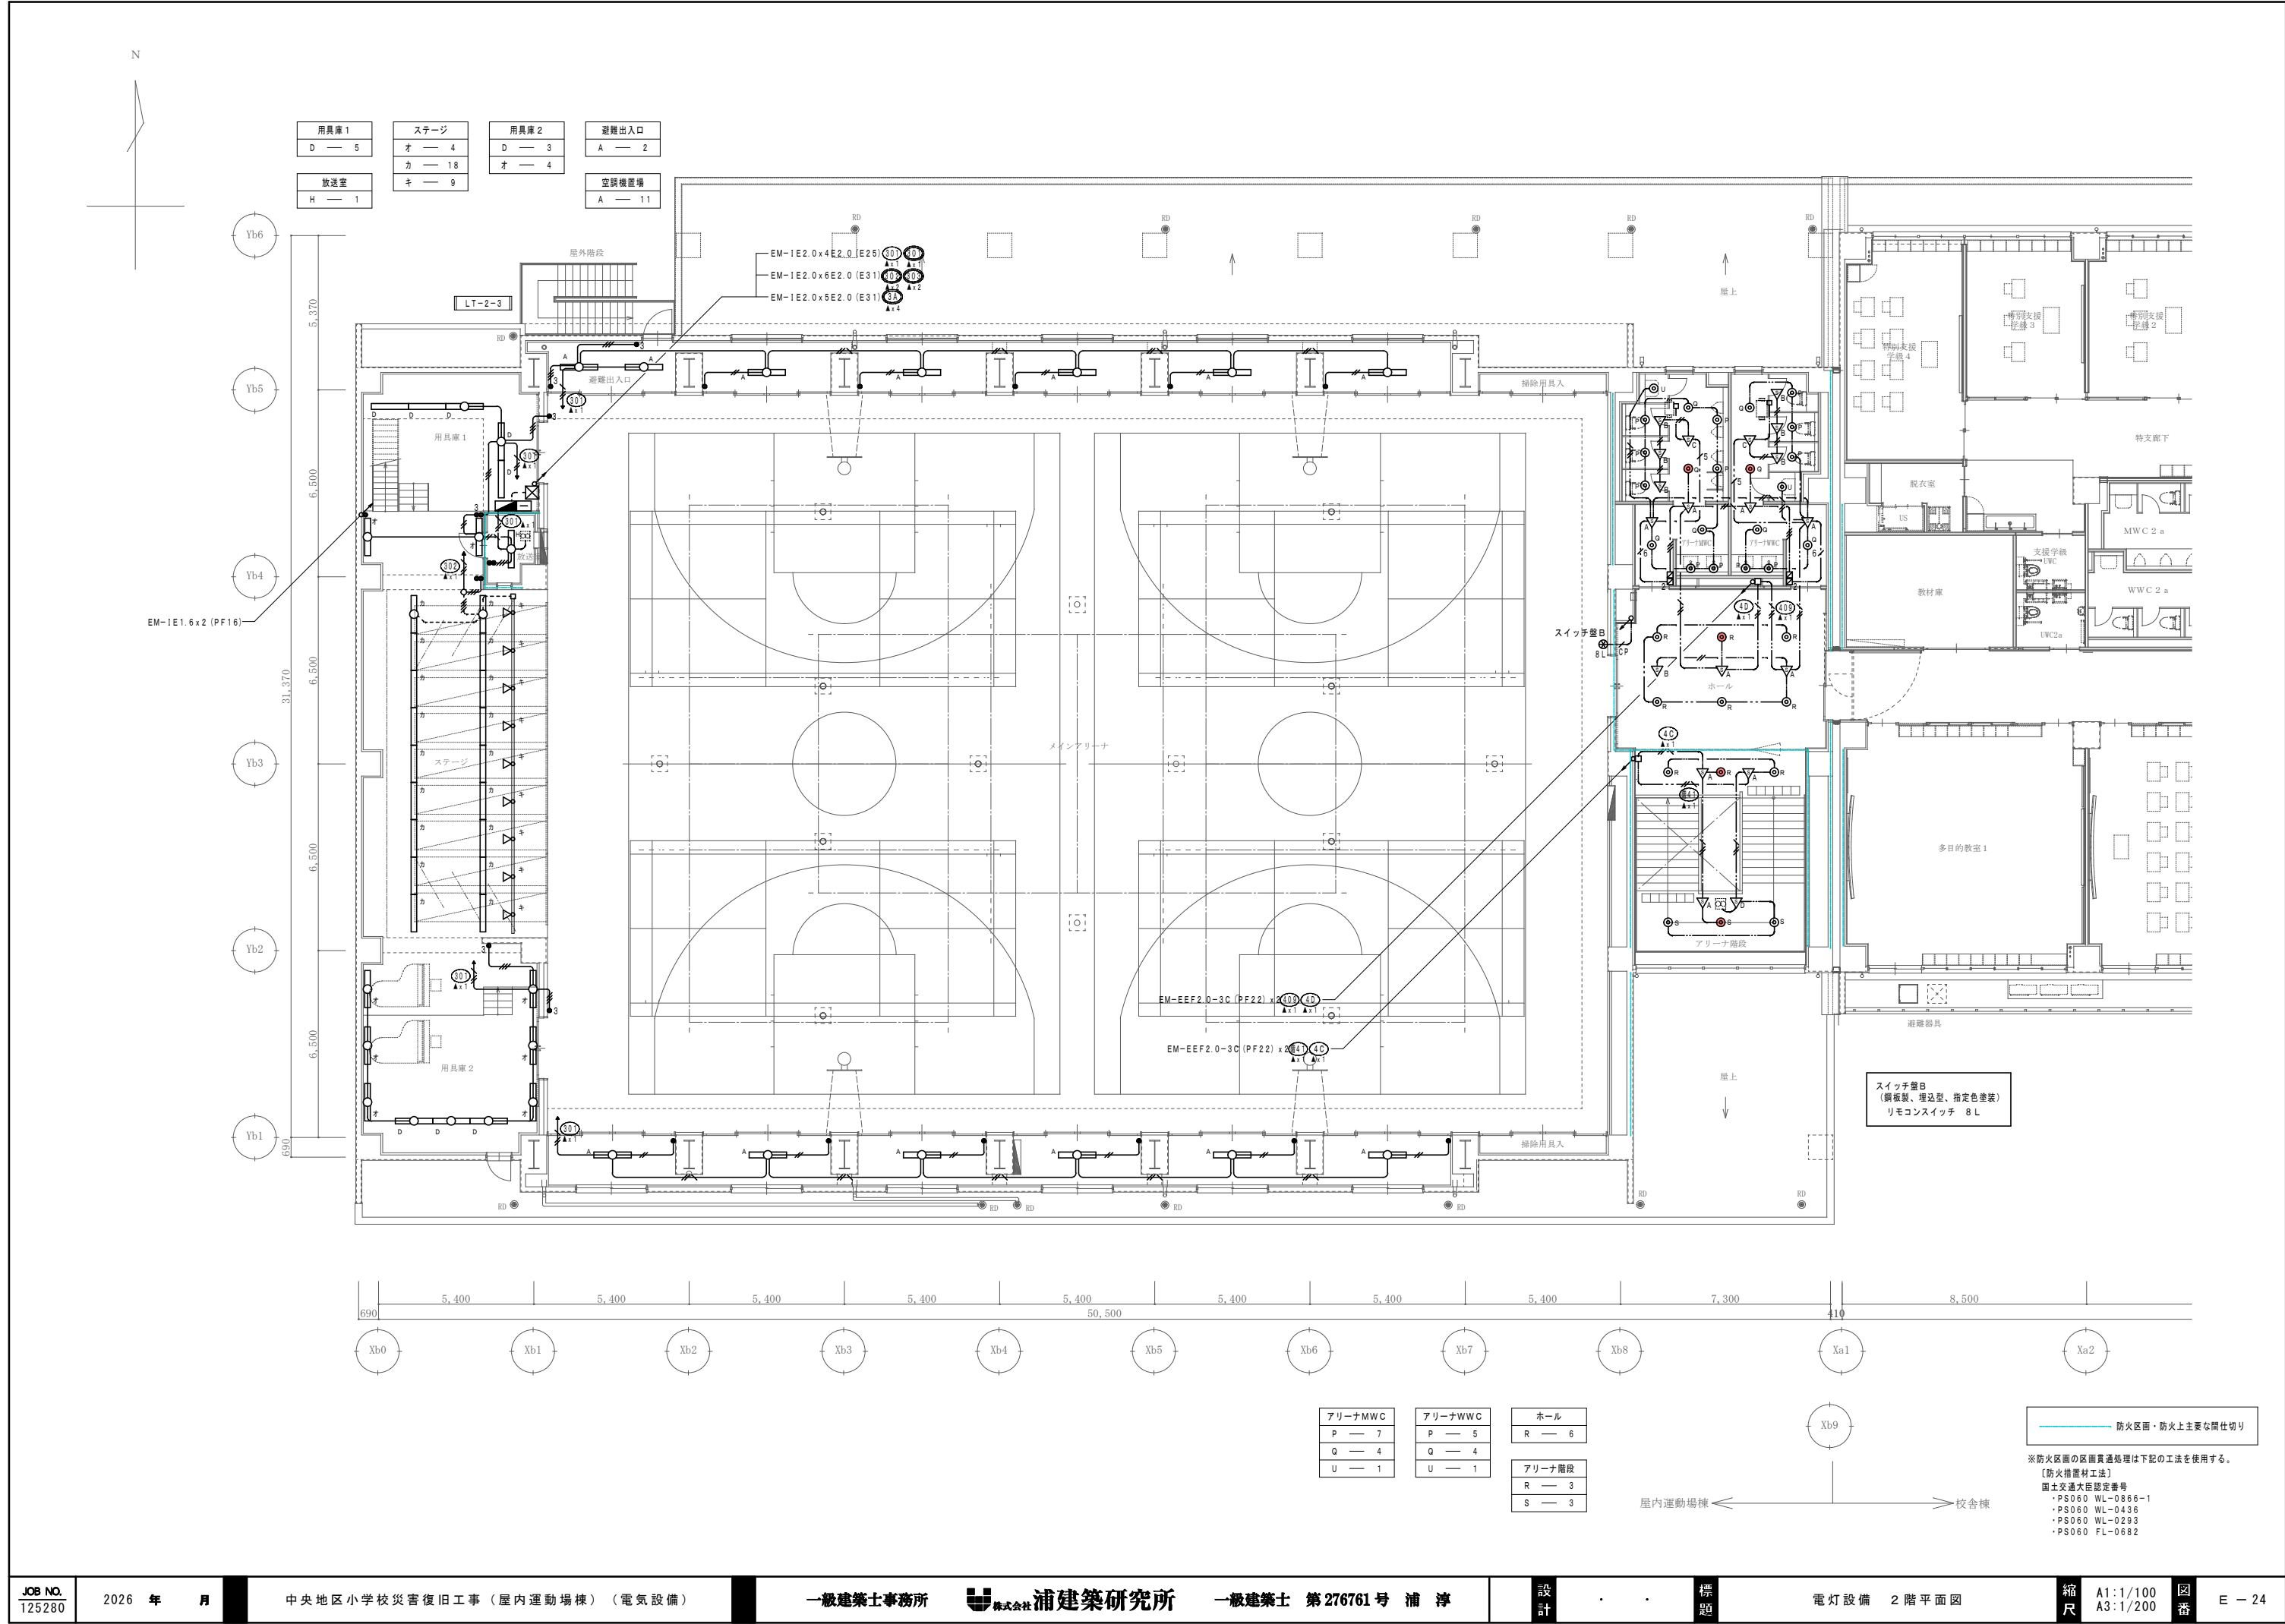

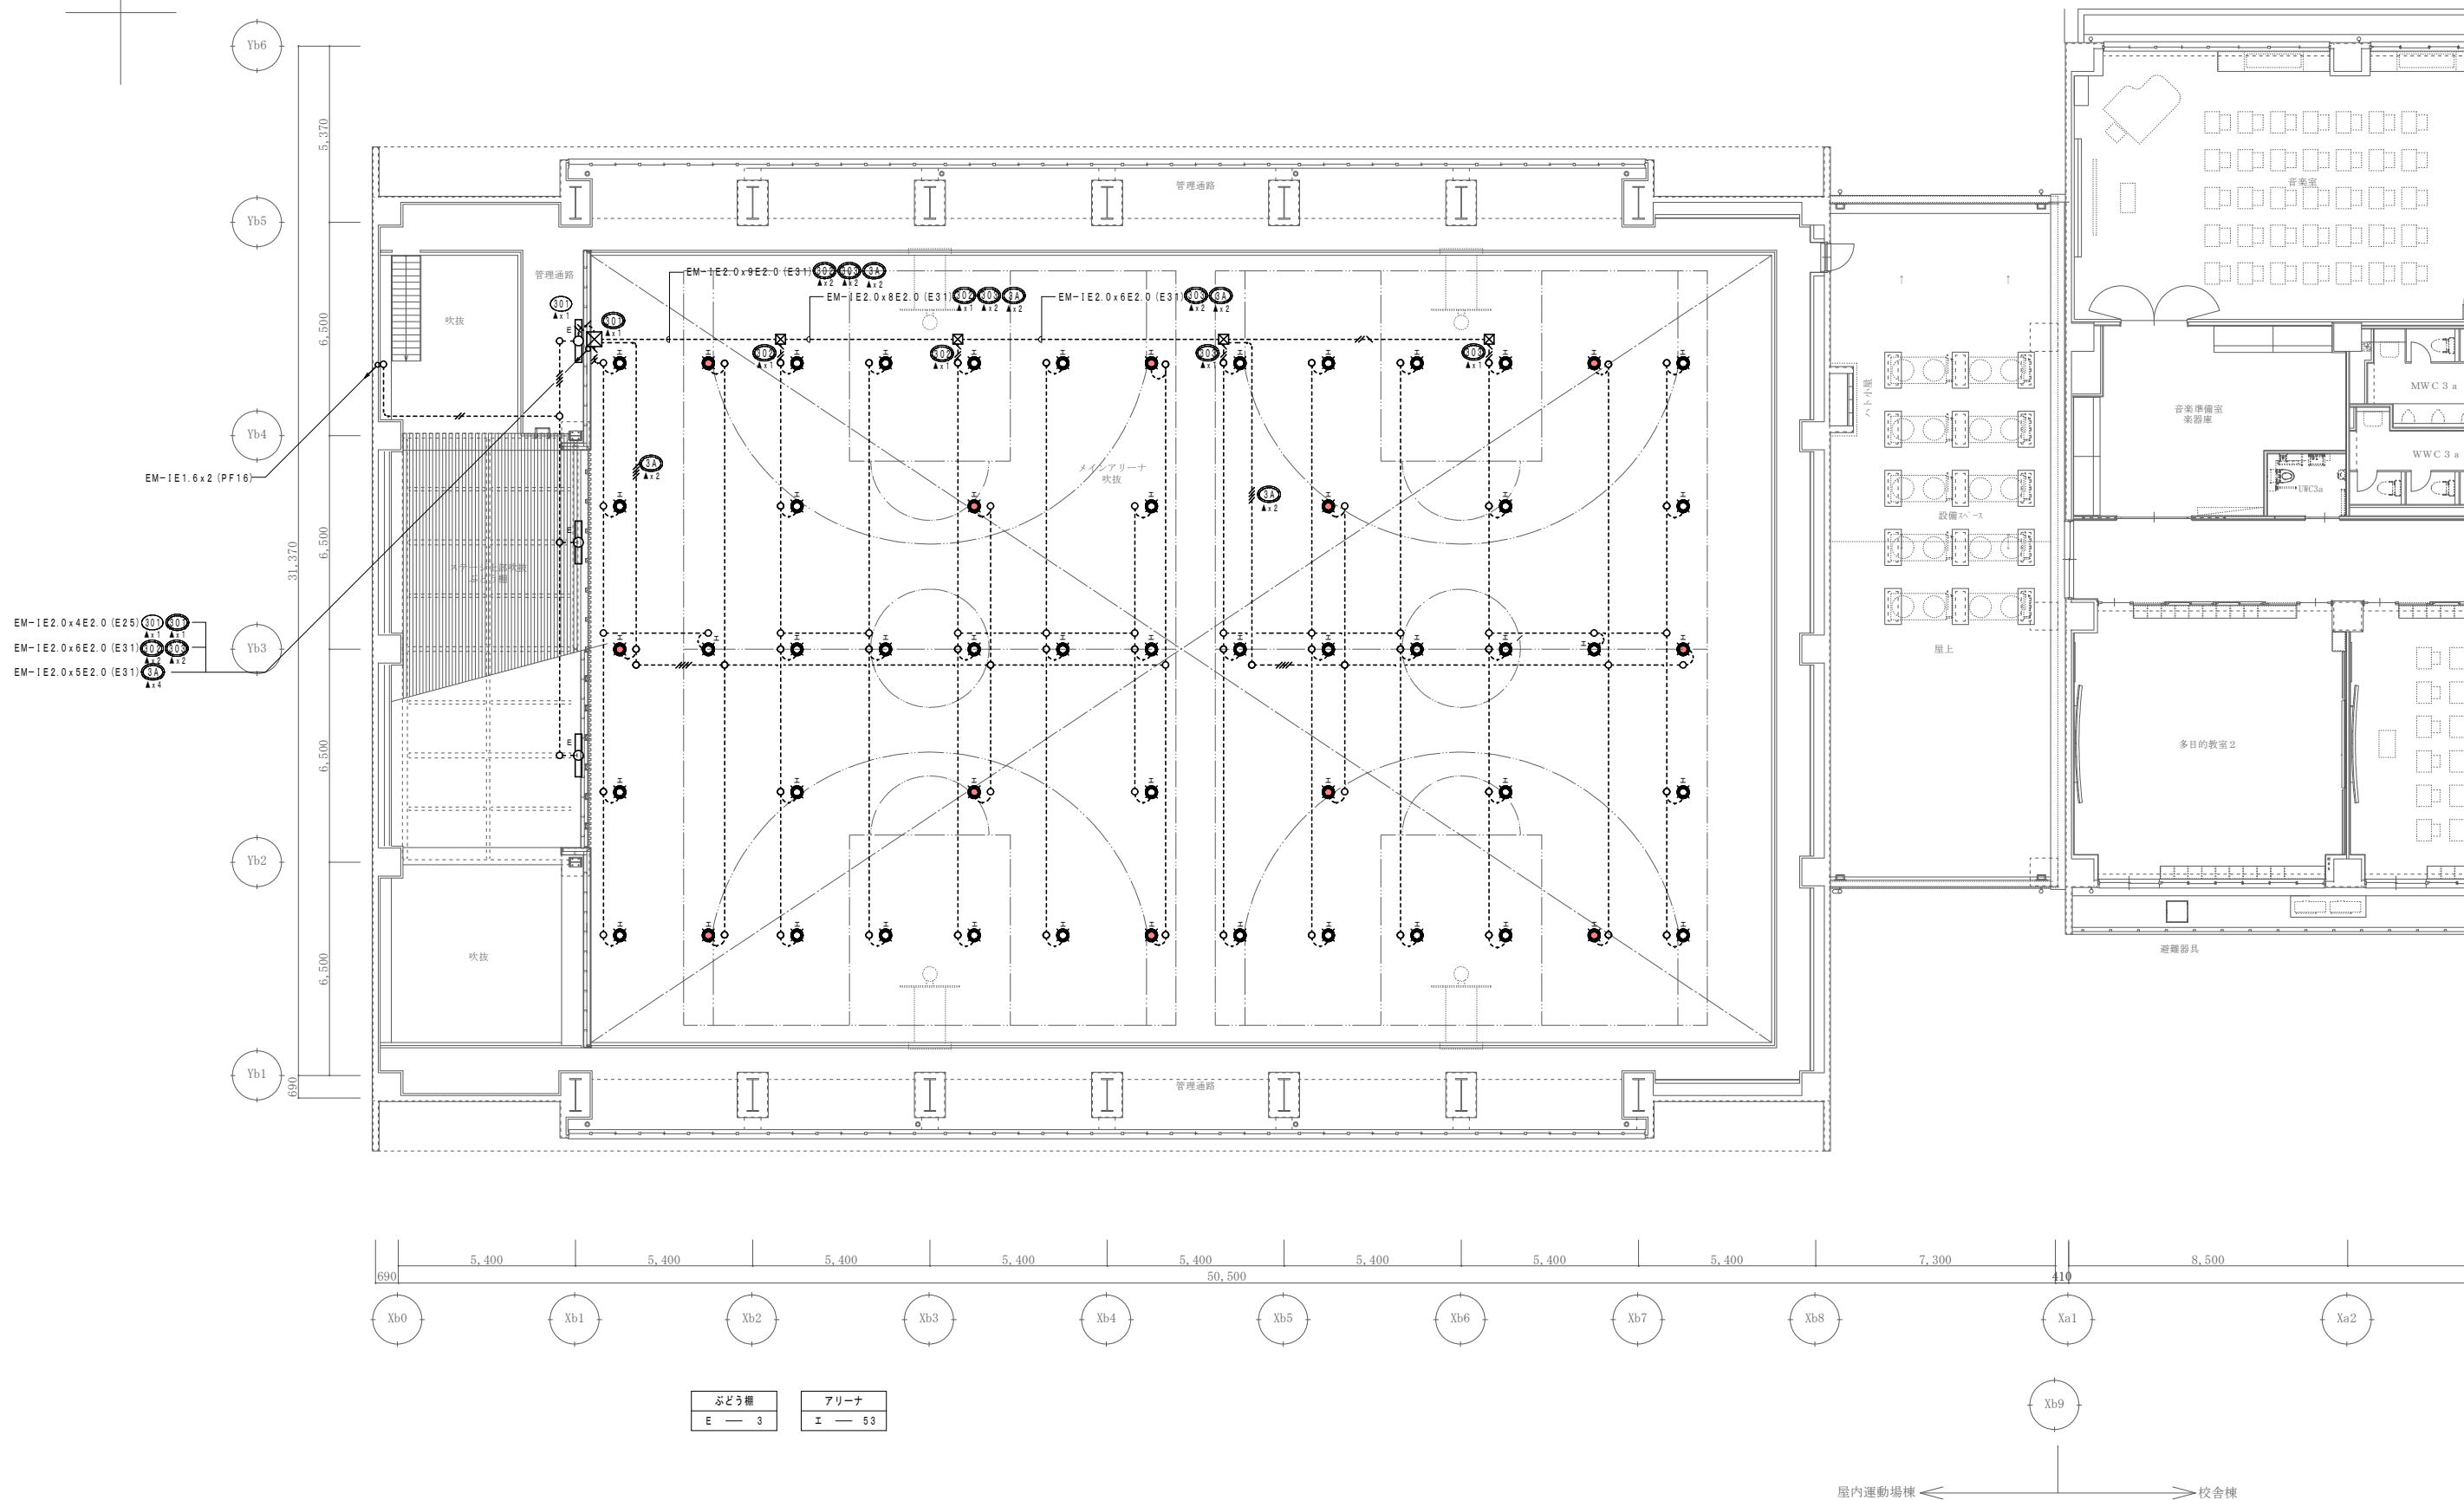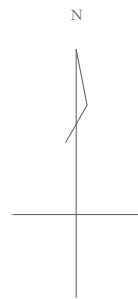

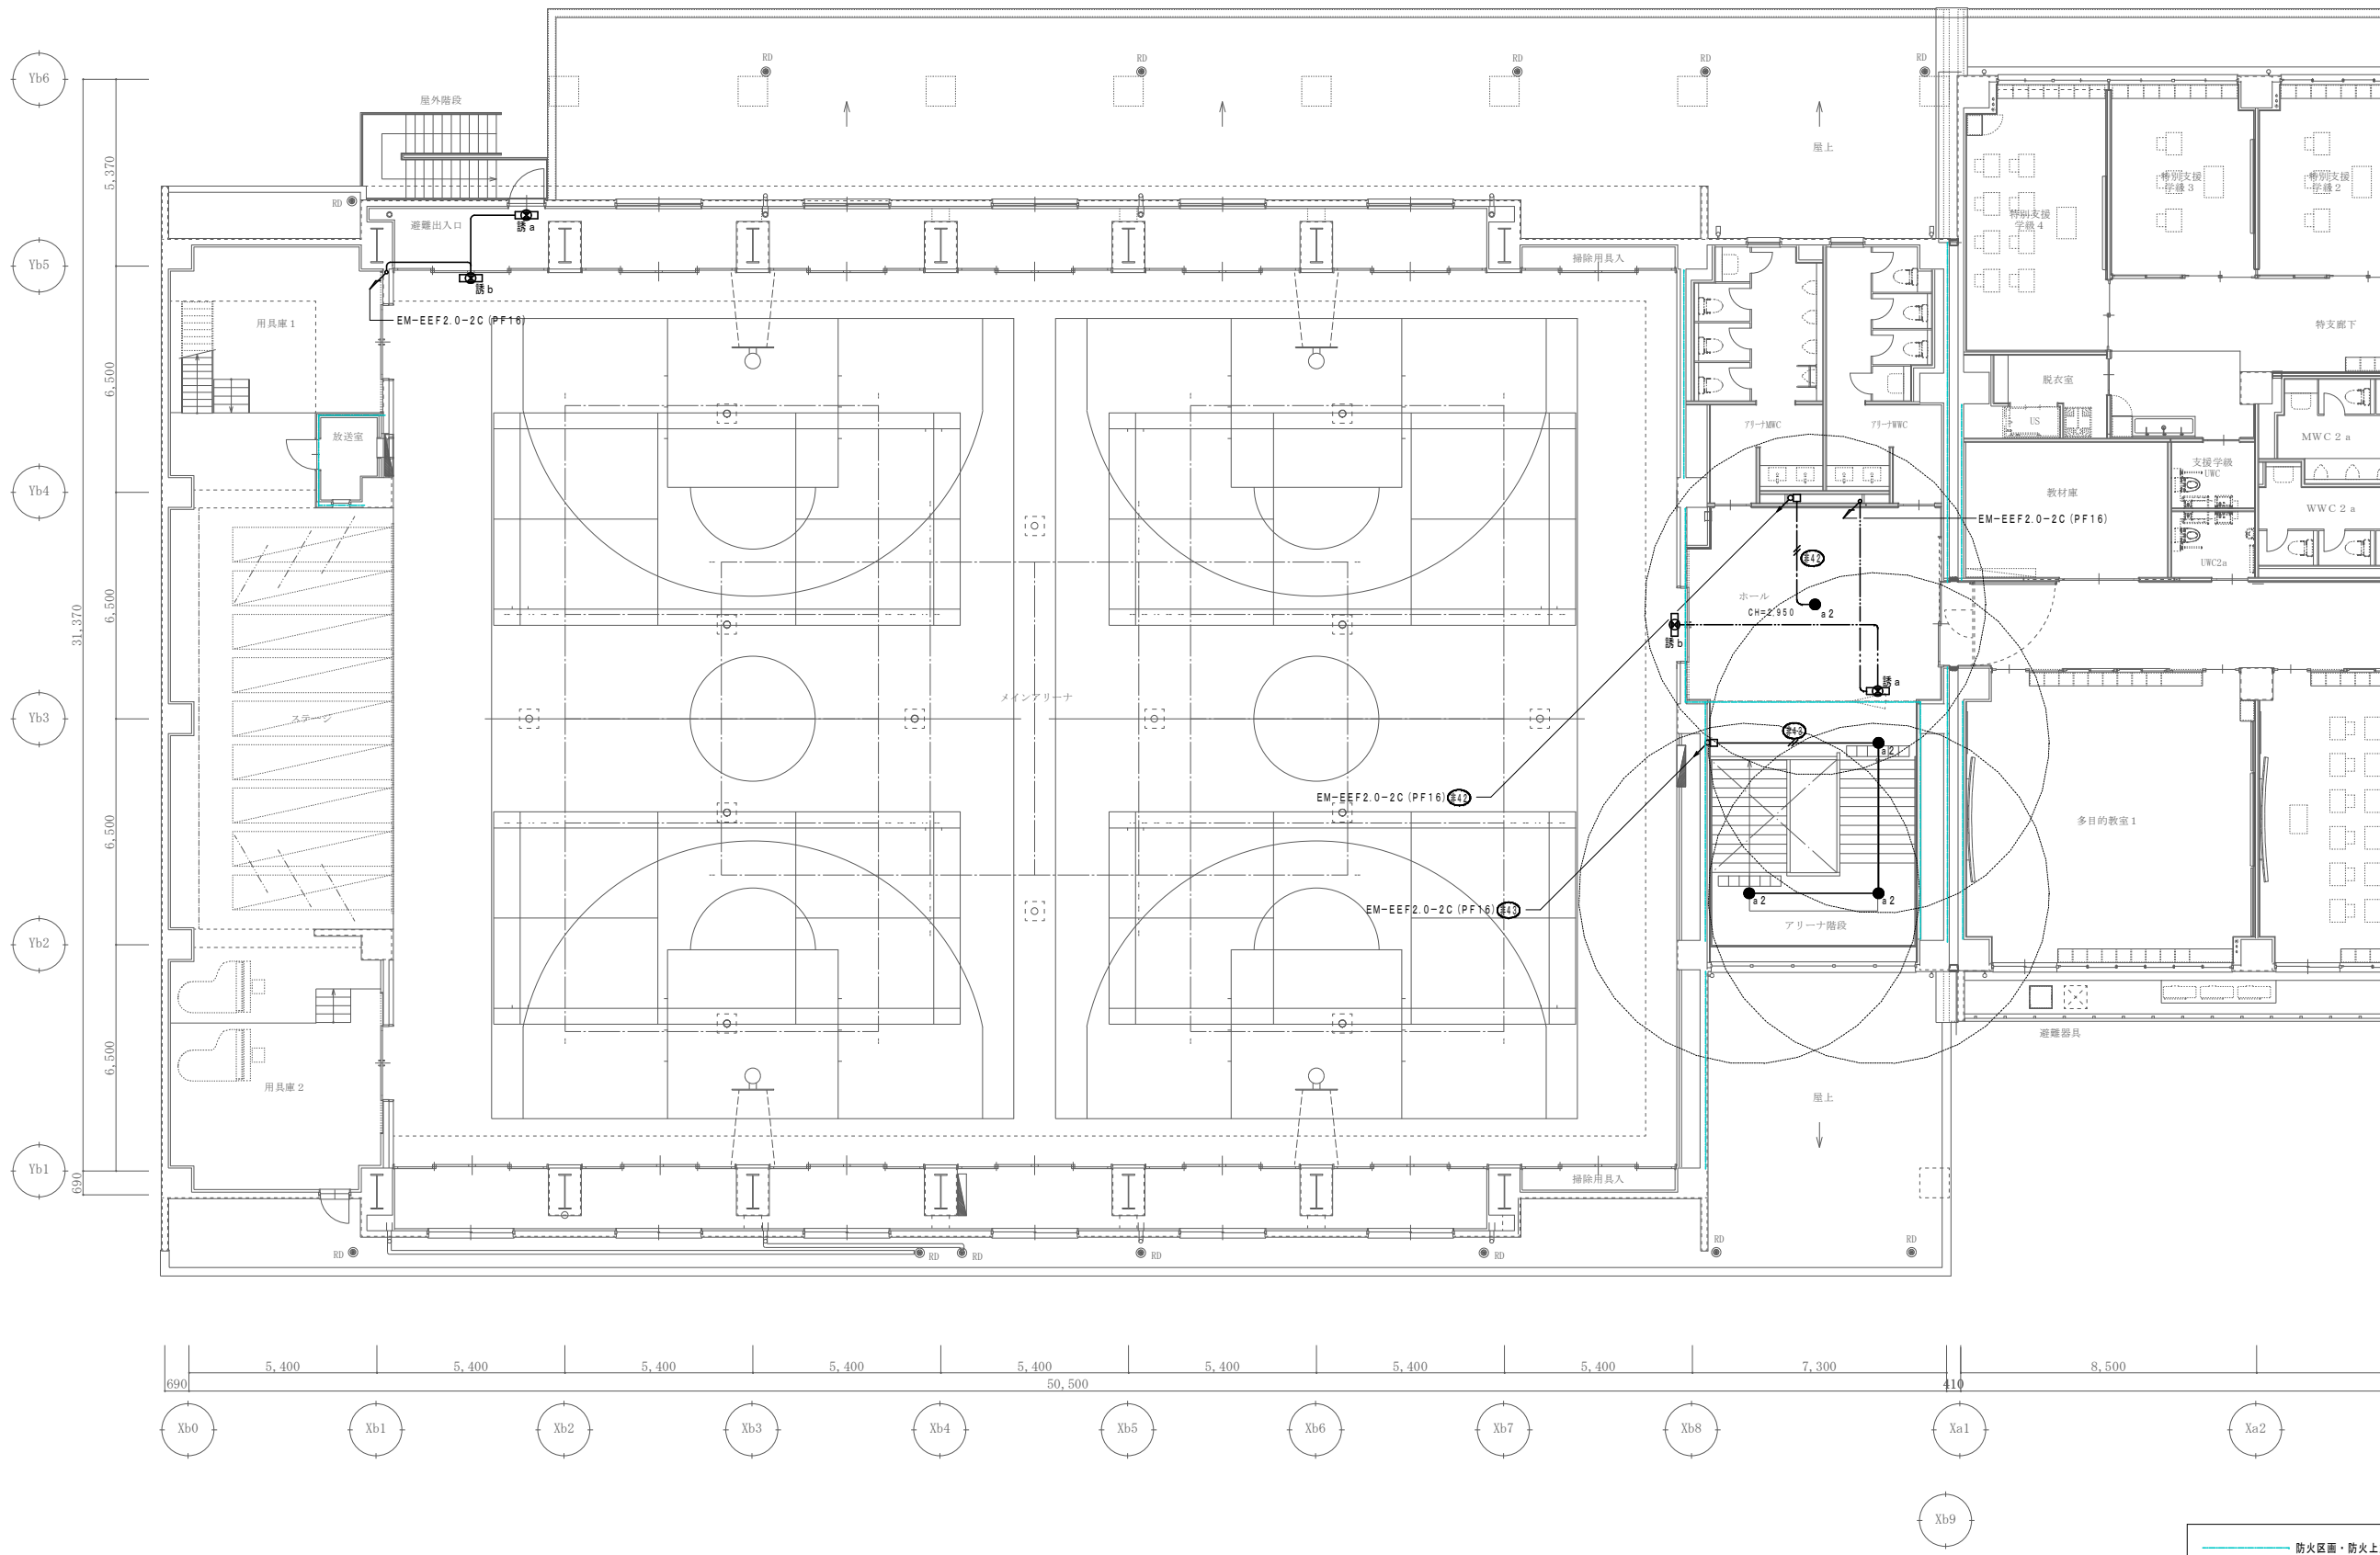
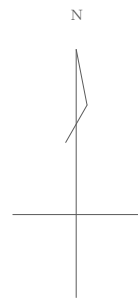


※防火区画の区画貫通処理は下記の工法を使用する。
【防火措置材工法】
国土交通大臣認定番号
・PS060 WL-0866-1
・PS060 WL-0436
・PS060 WL-0293
・PS060 FL-0682

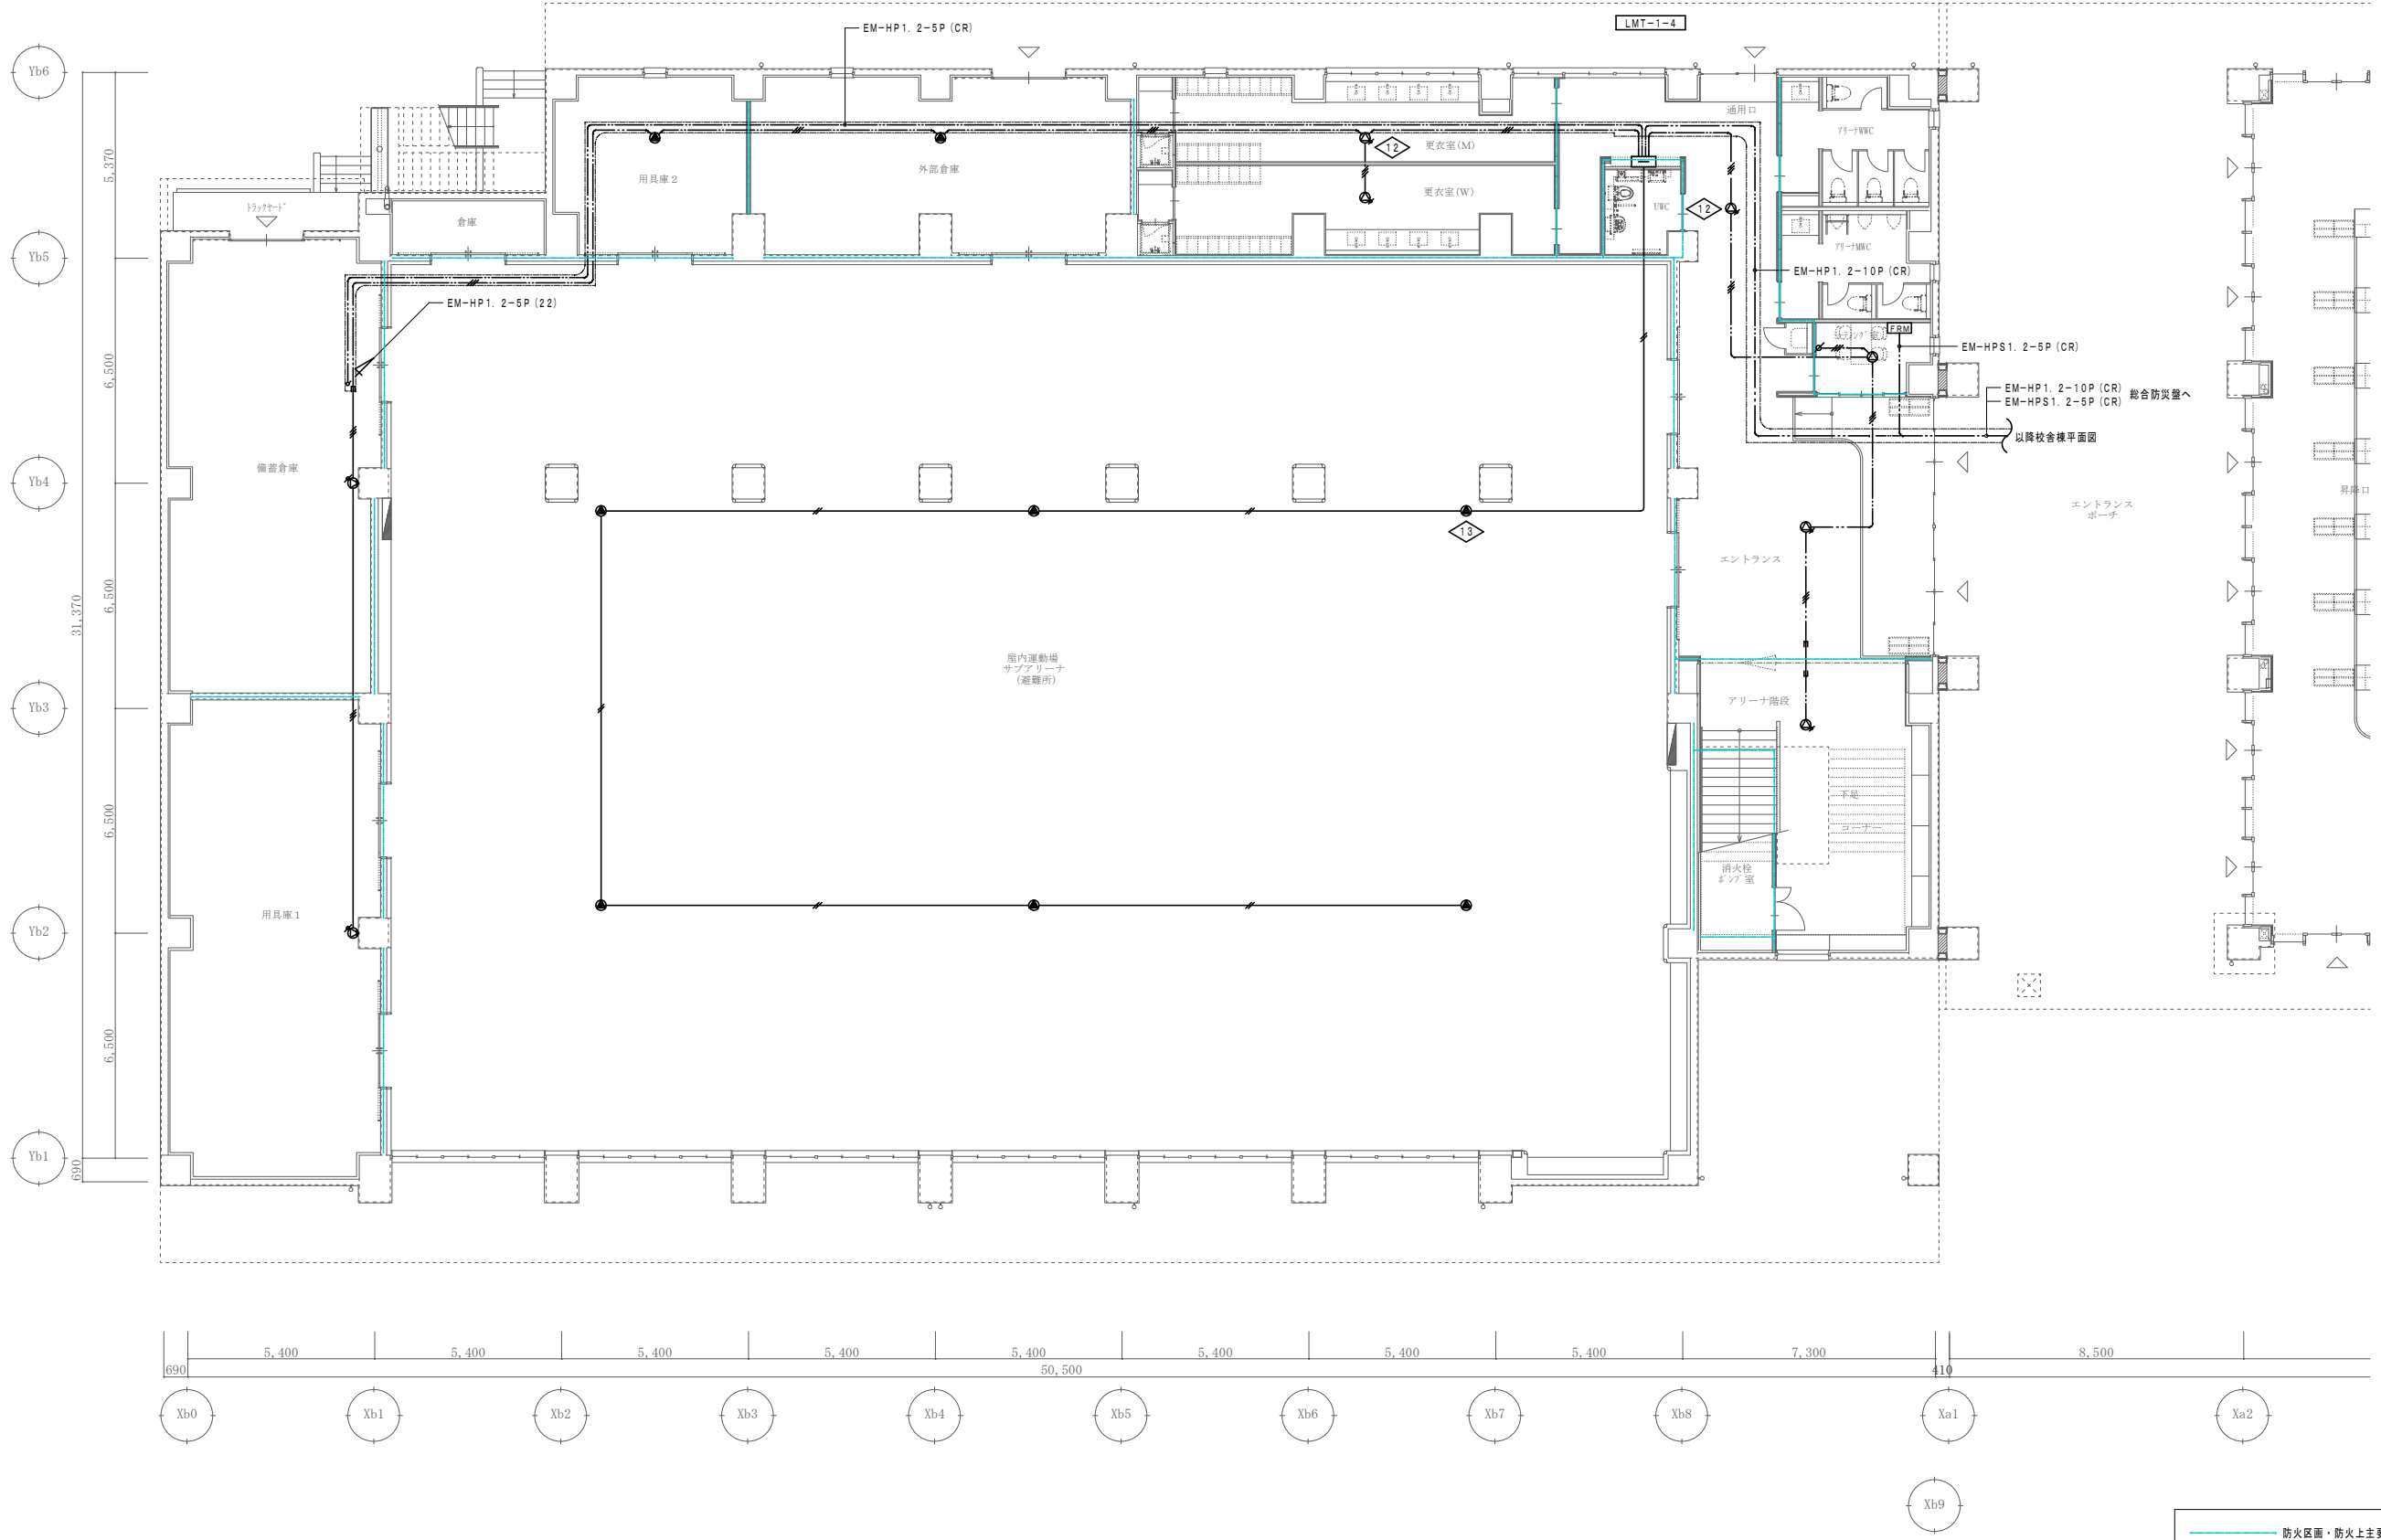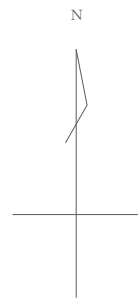



防火区画・防火上主要な間仕切り


※防火区画の区画貫通処理は下記の工法を使用する。
【防火措置材工法】
国土交通大臣認定番号
・PS060 WL-0866-1
・PS060 WL-0436
・PS060 WL-0293
・PS060 FL-0682

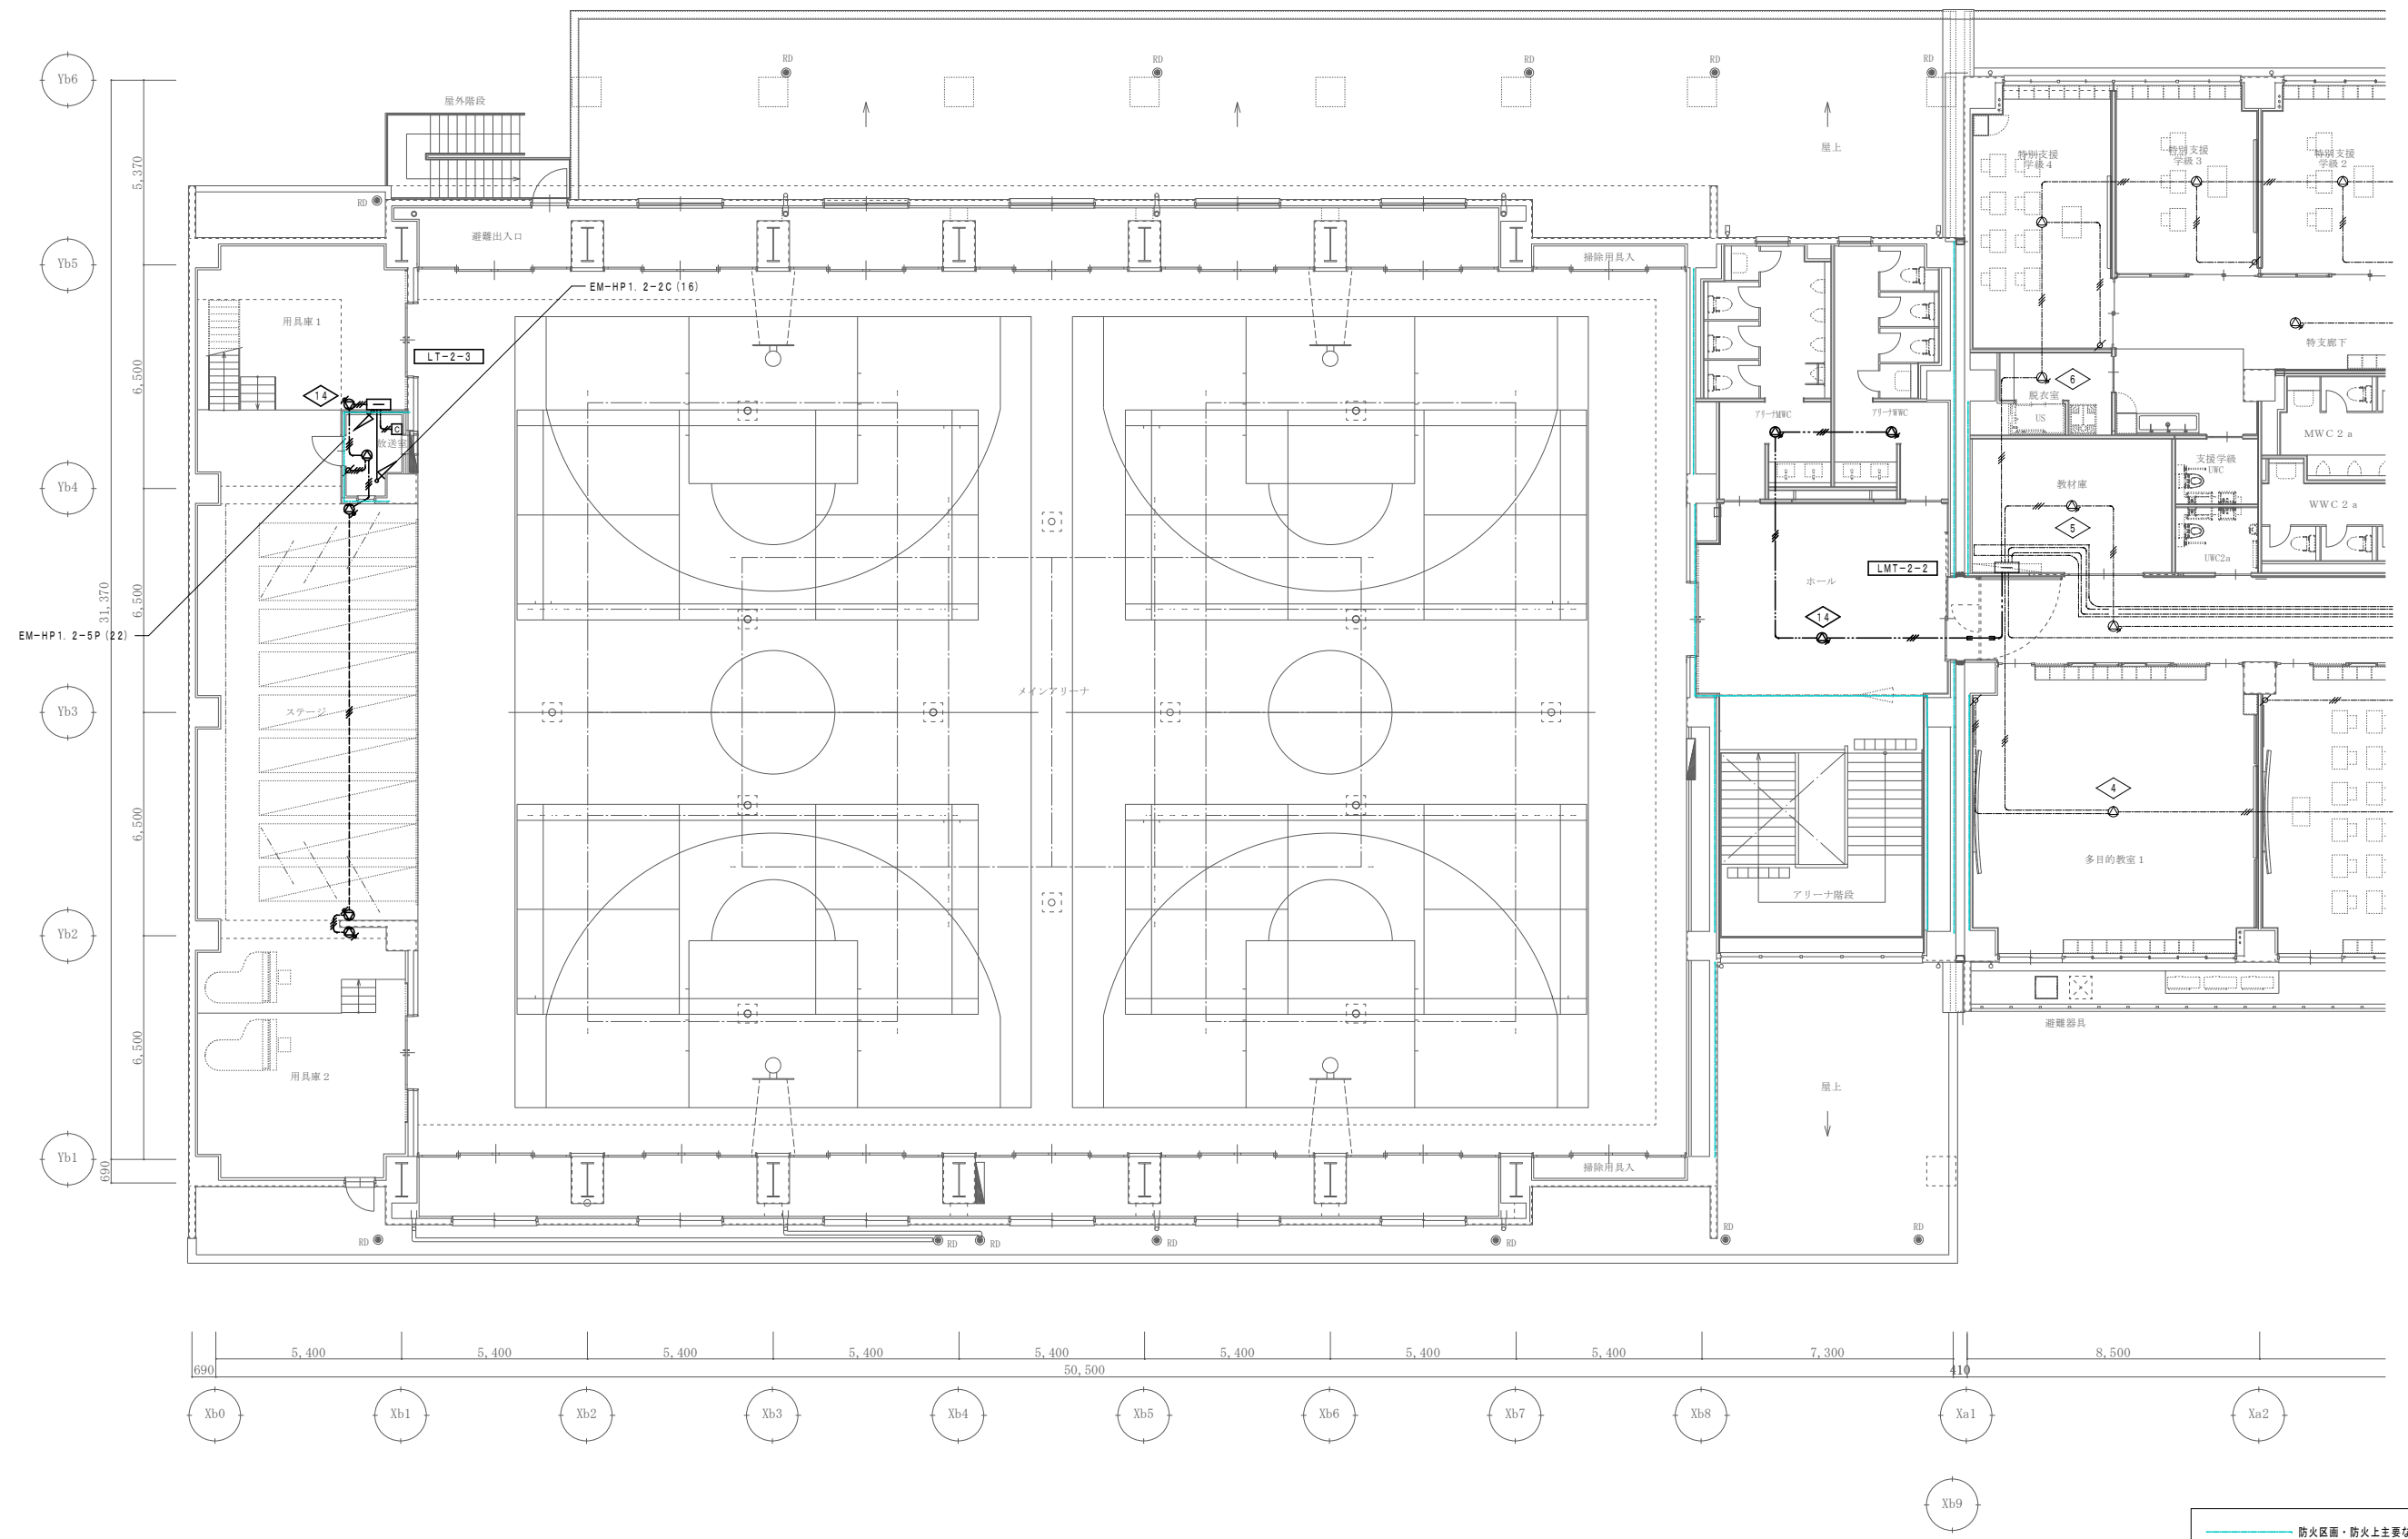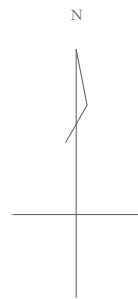


防火区画・防火上主要な間仕切り


※防火区画の区画貫通処理は下記の工法を使用する。
【防火措置材工法】
国土交通大臣認定番号
・PS060 WL-0866-1
・PS060 WL-0436
・PS060 WL-0293
・PS060 FL-0682

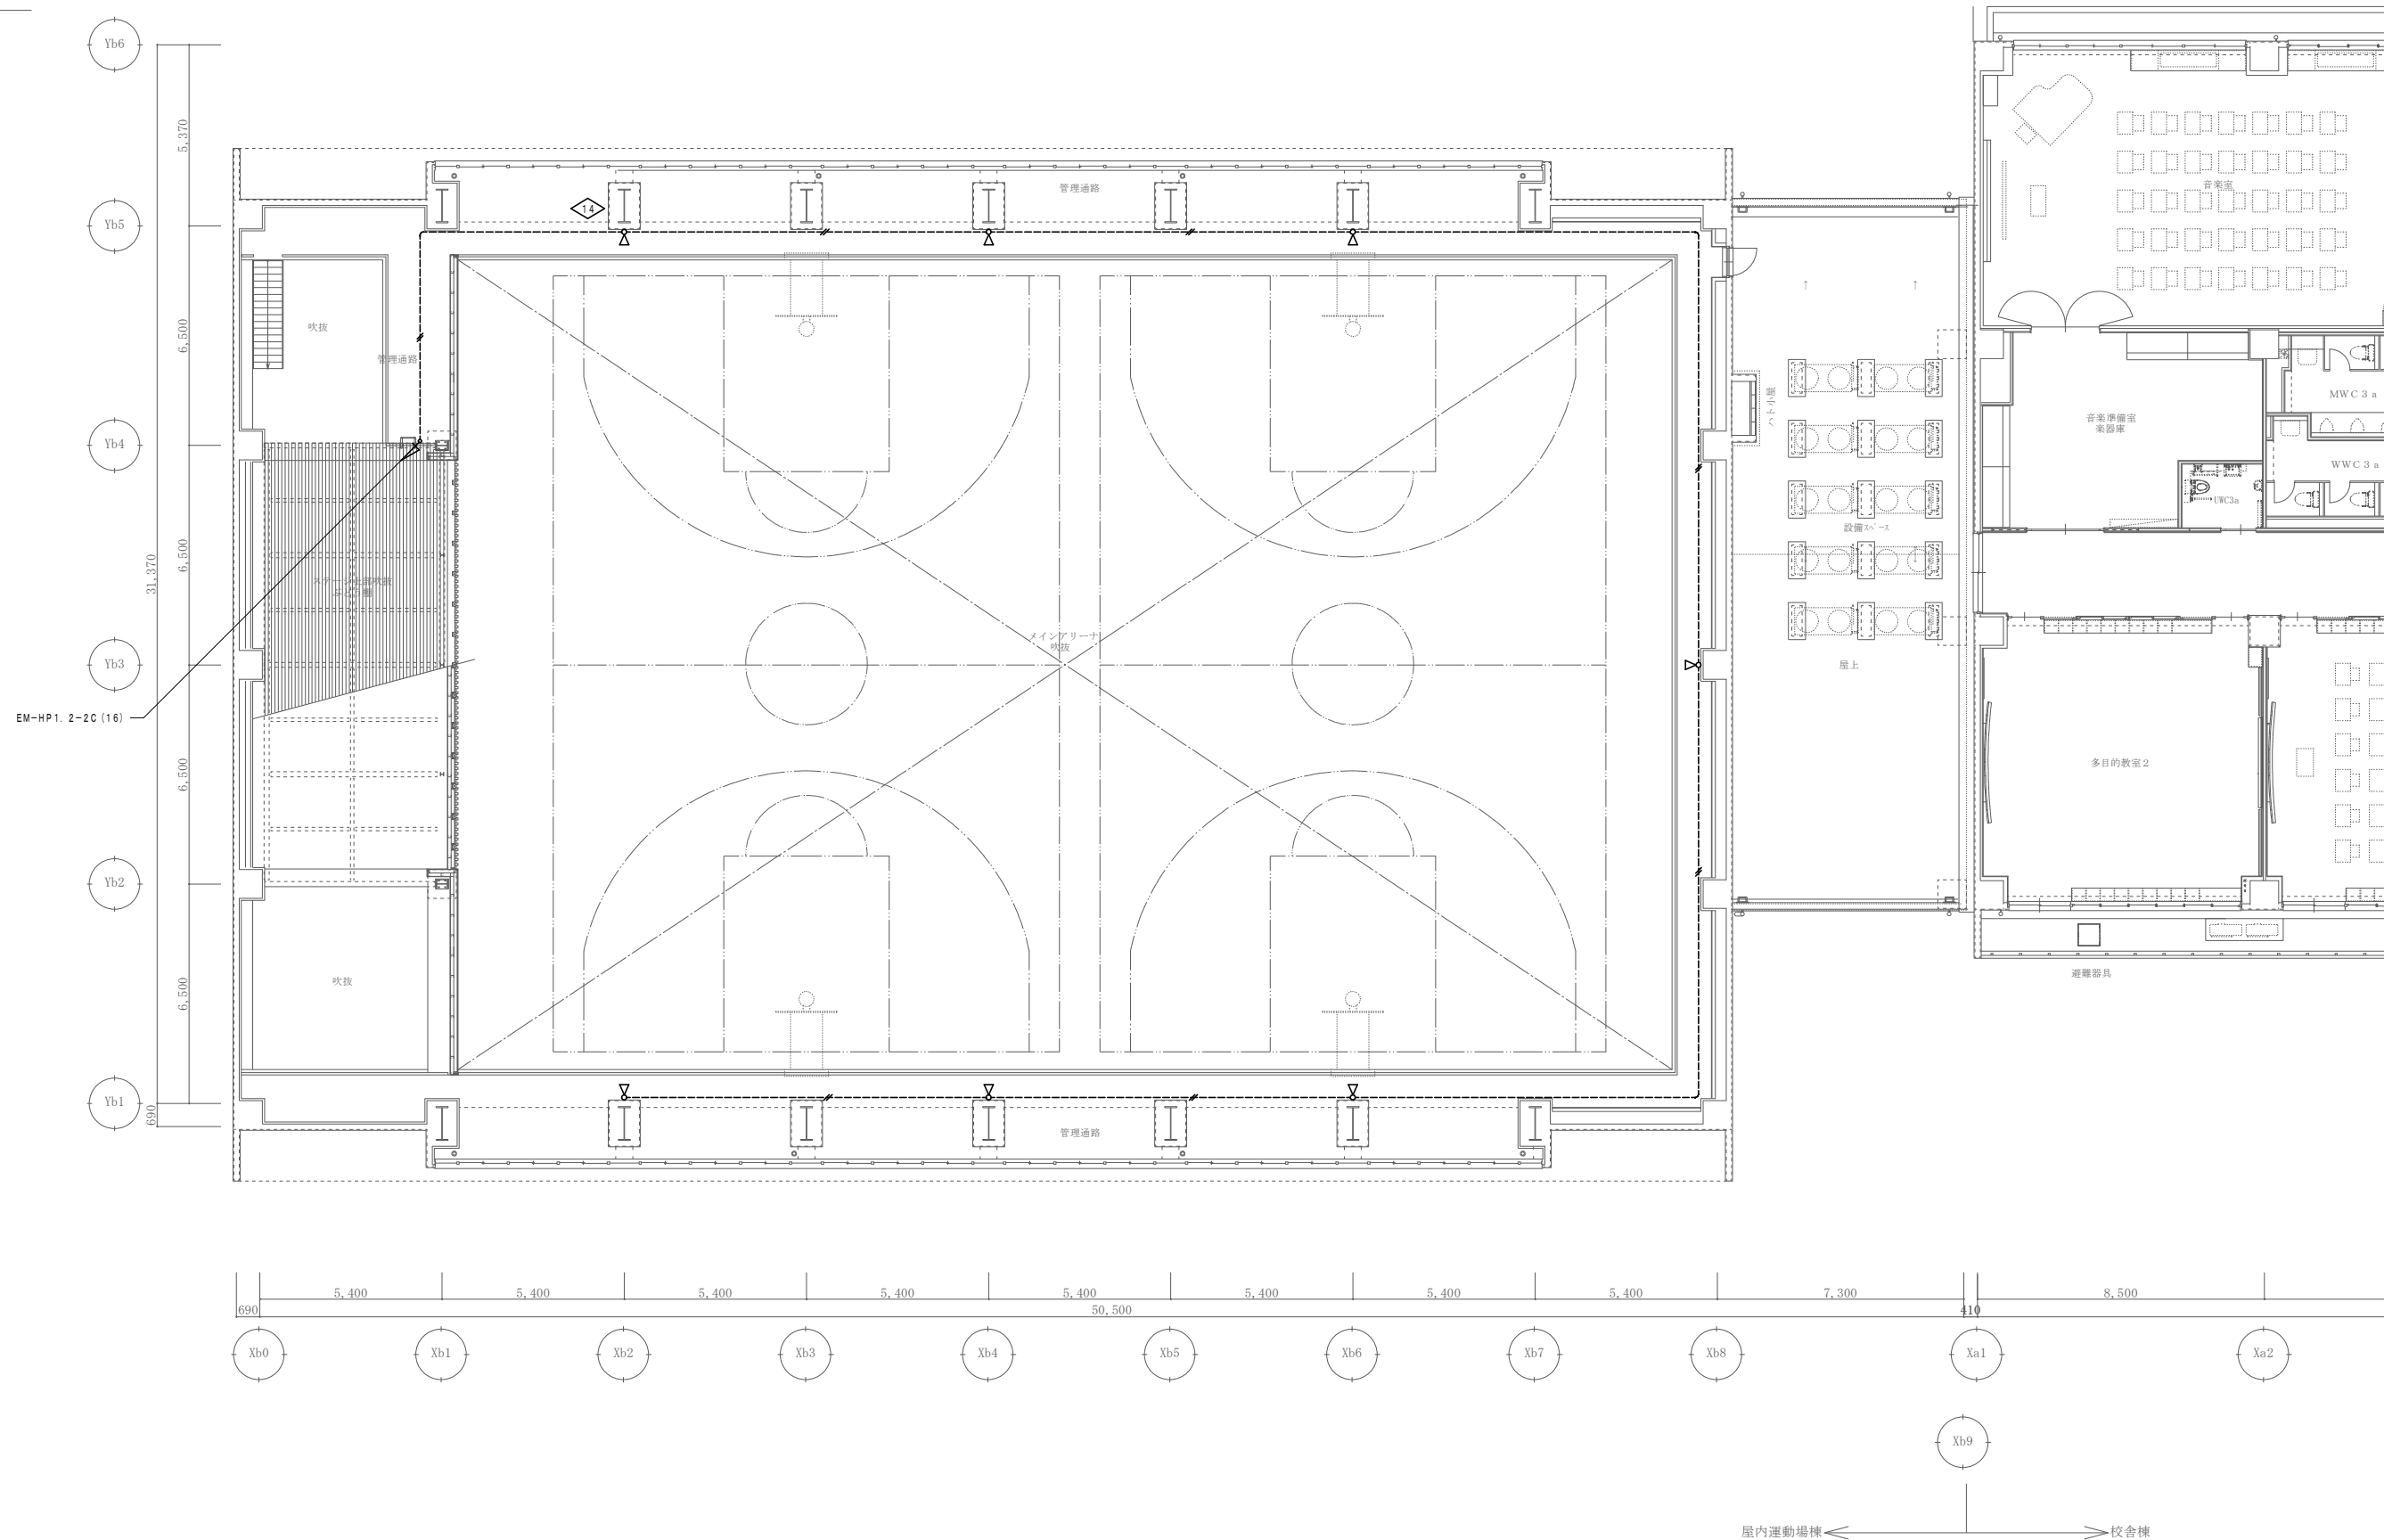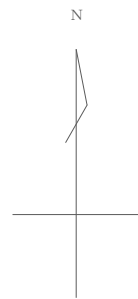

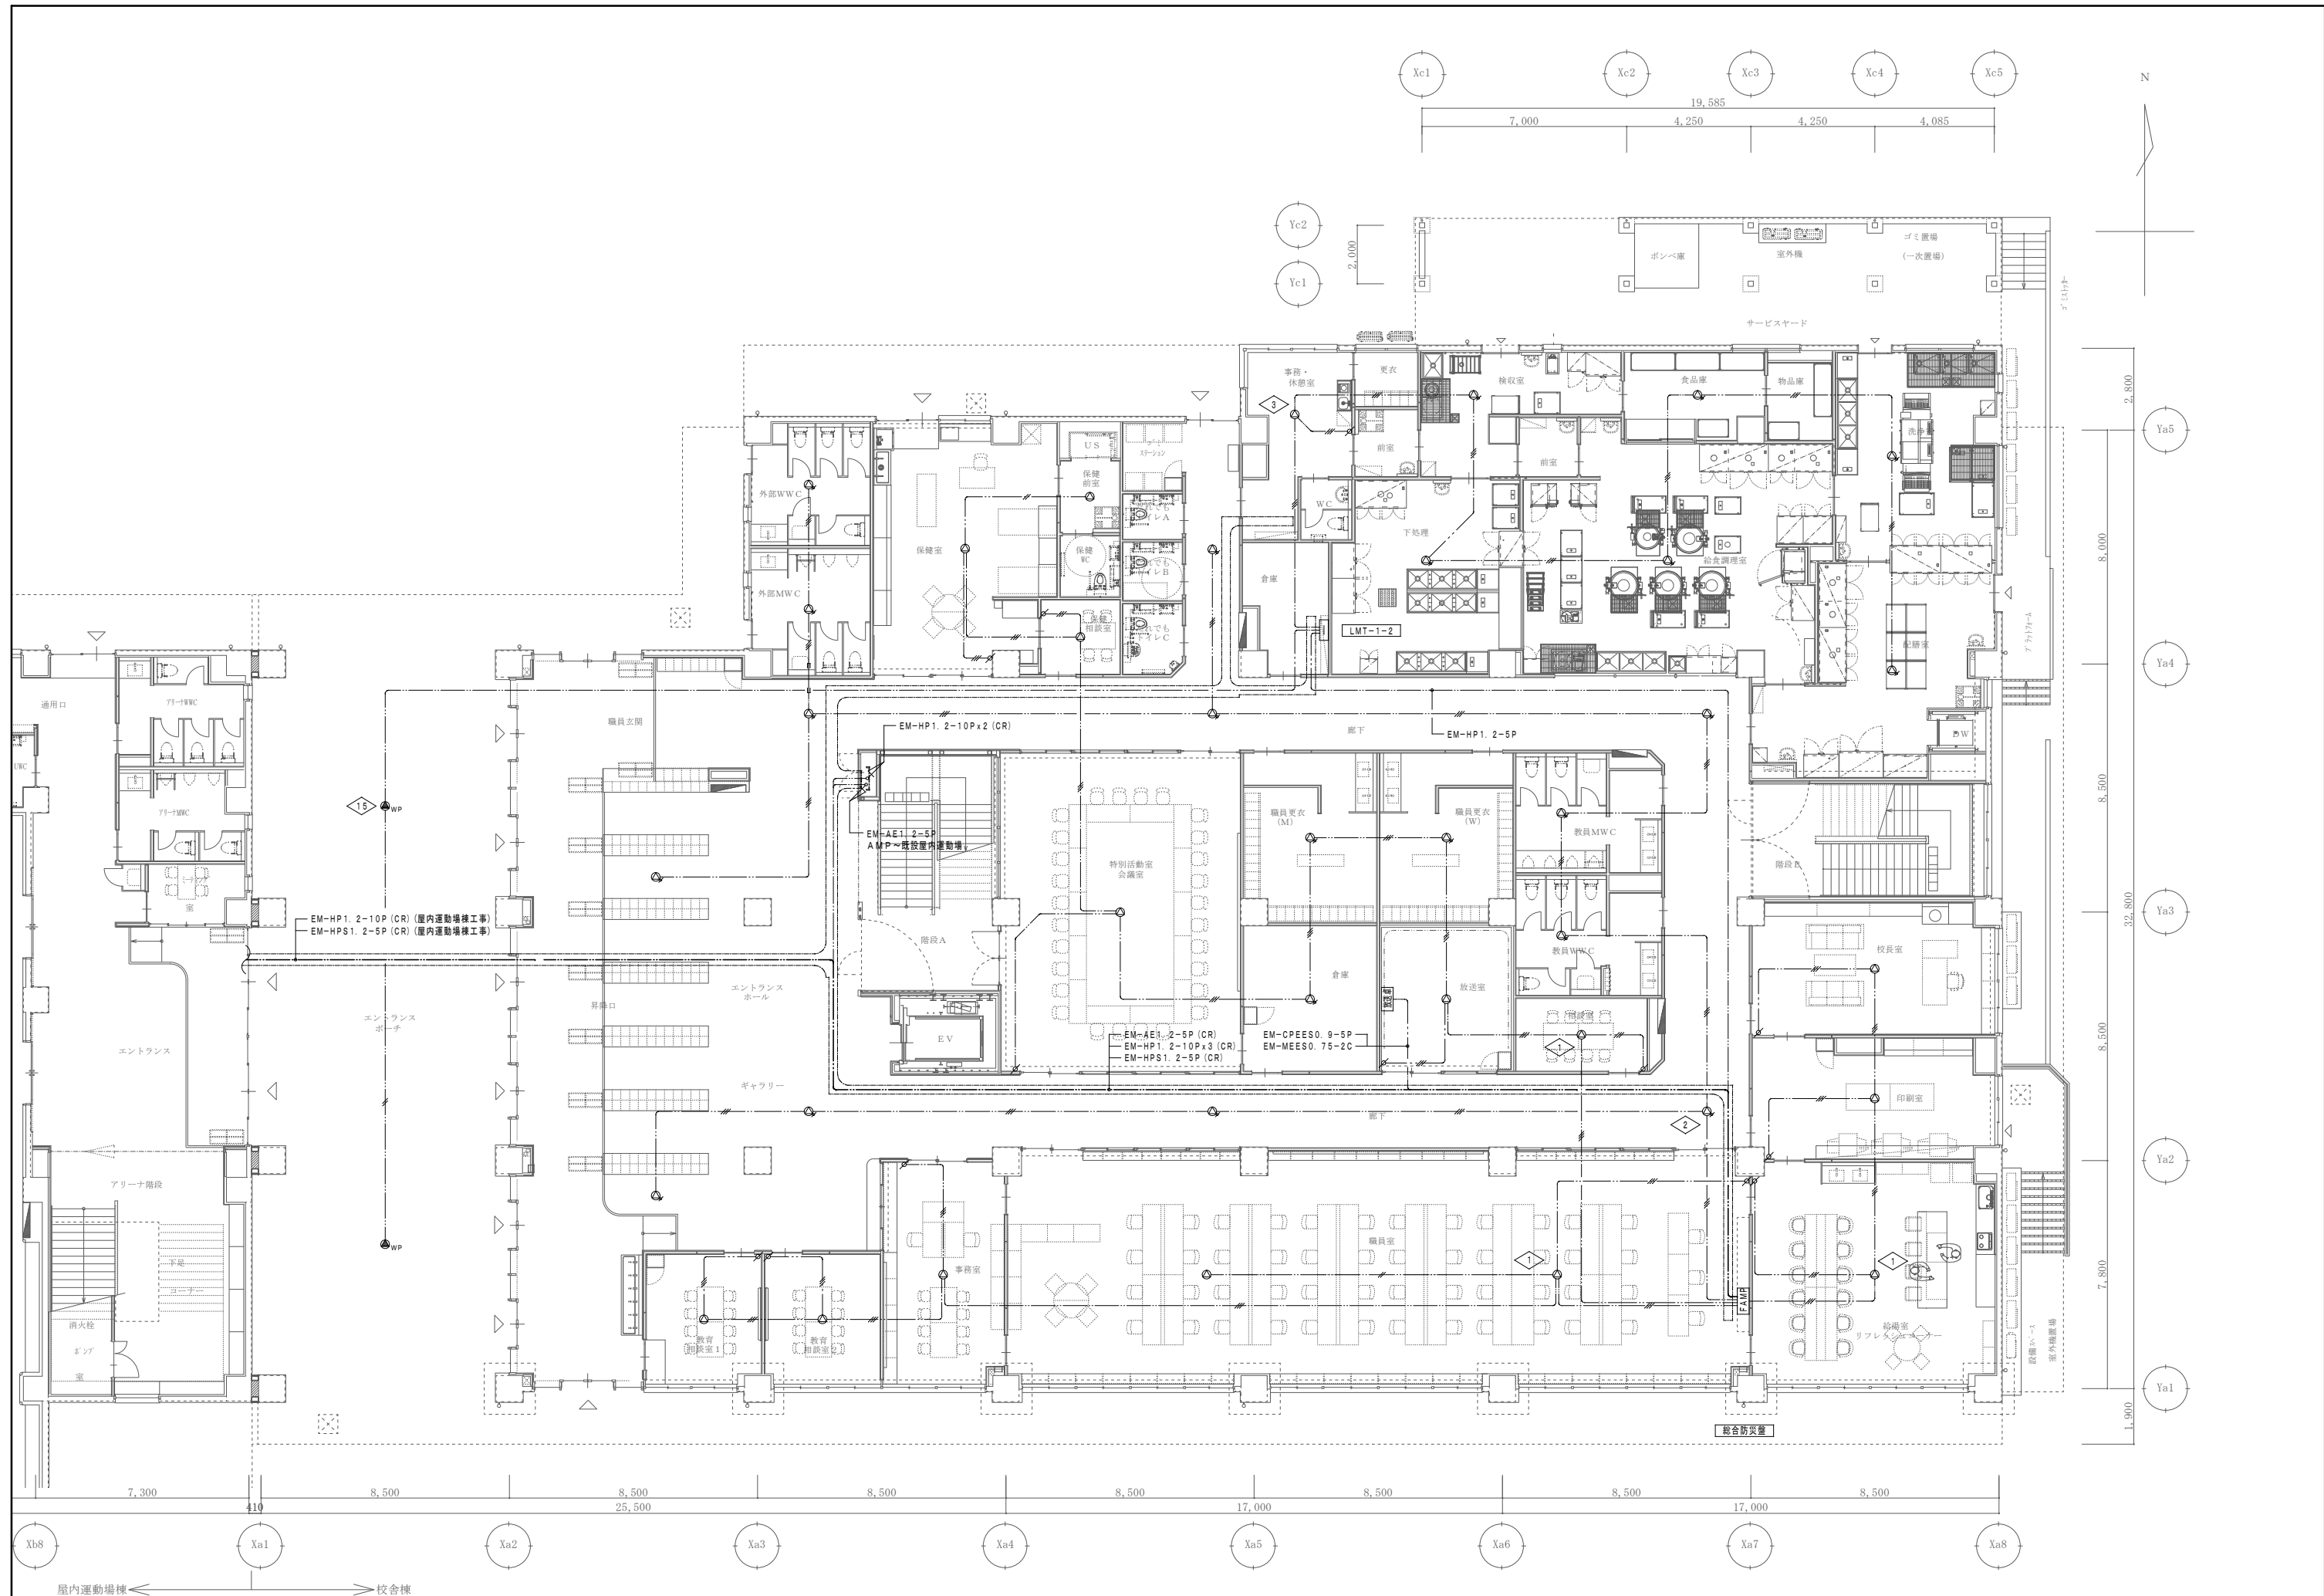


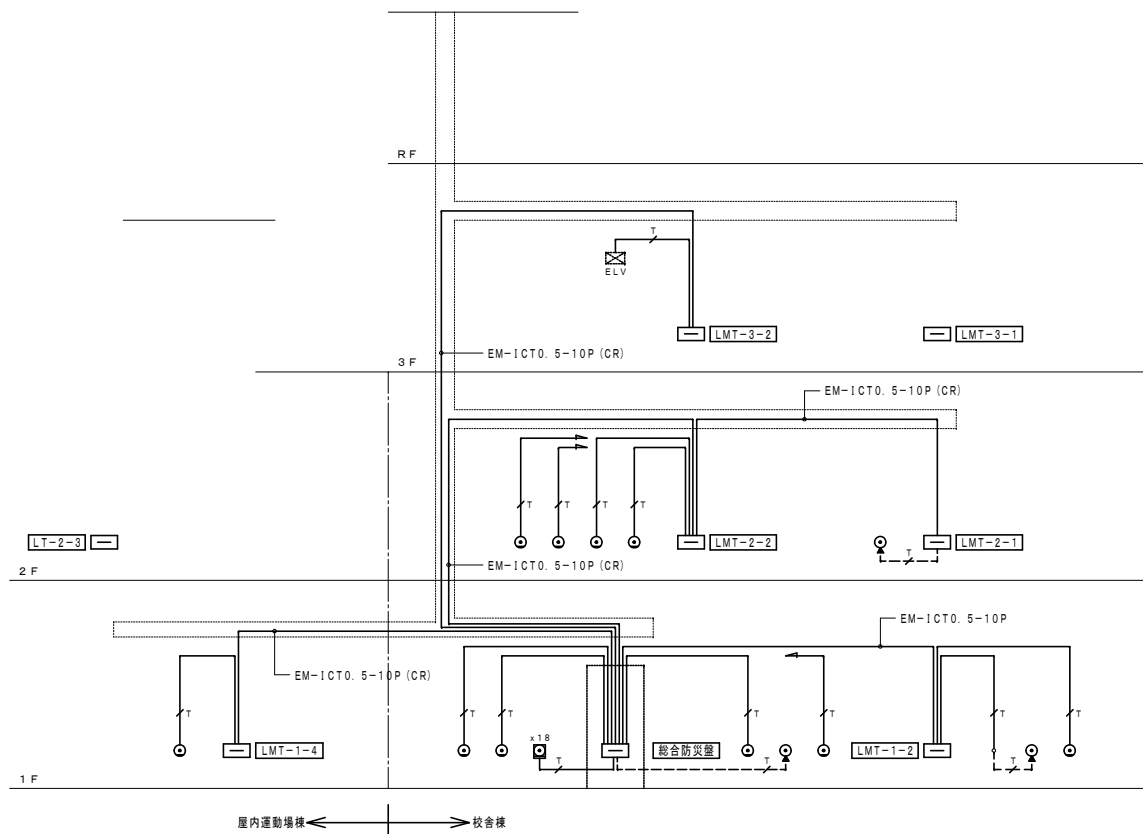

電話設備 系統図


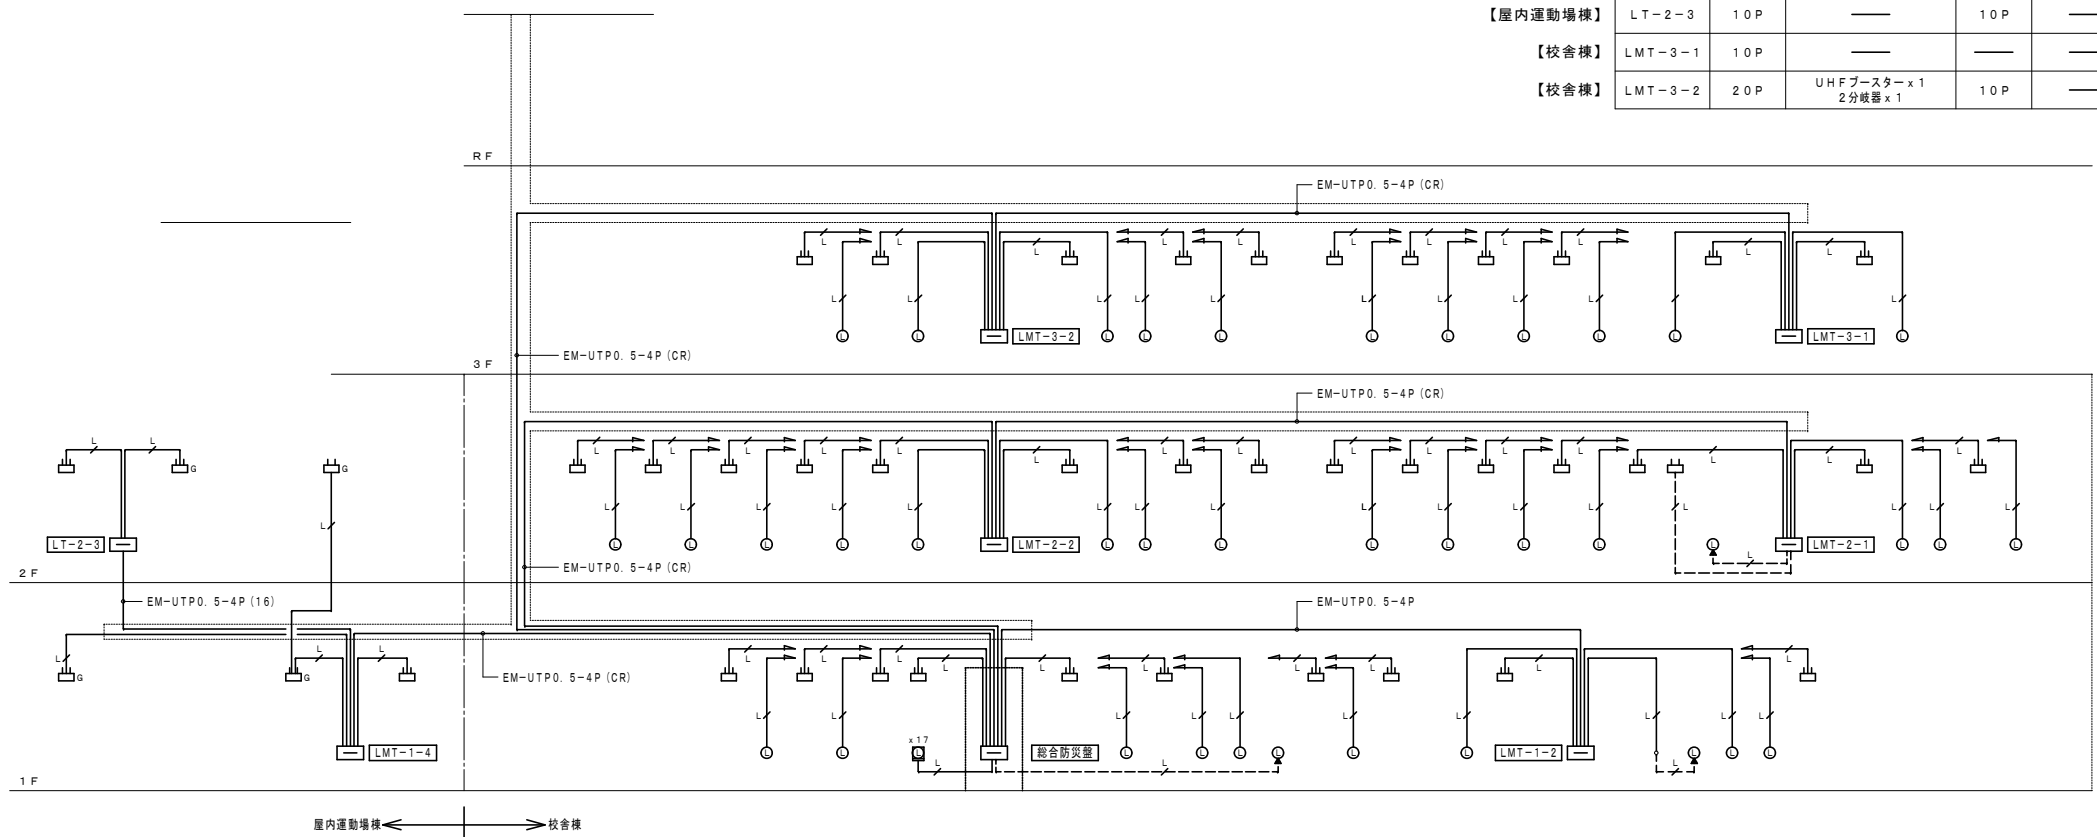


LAN設備 系統図

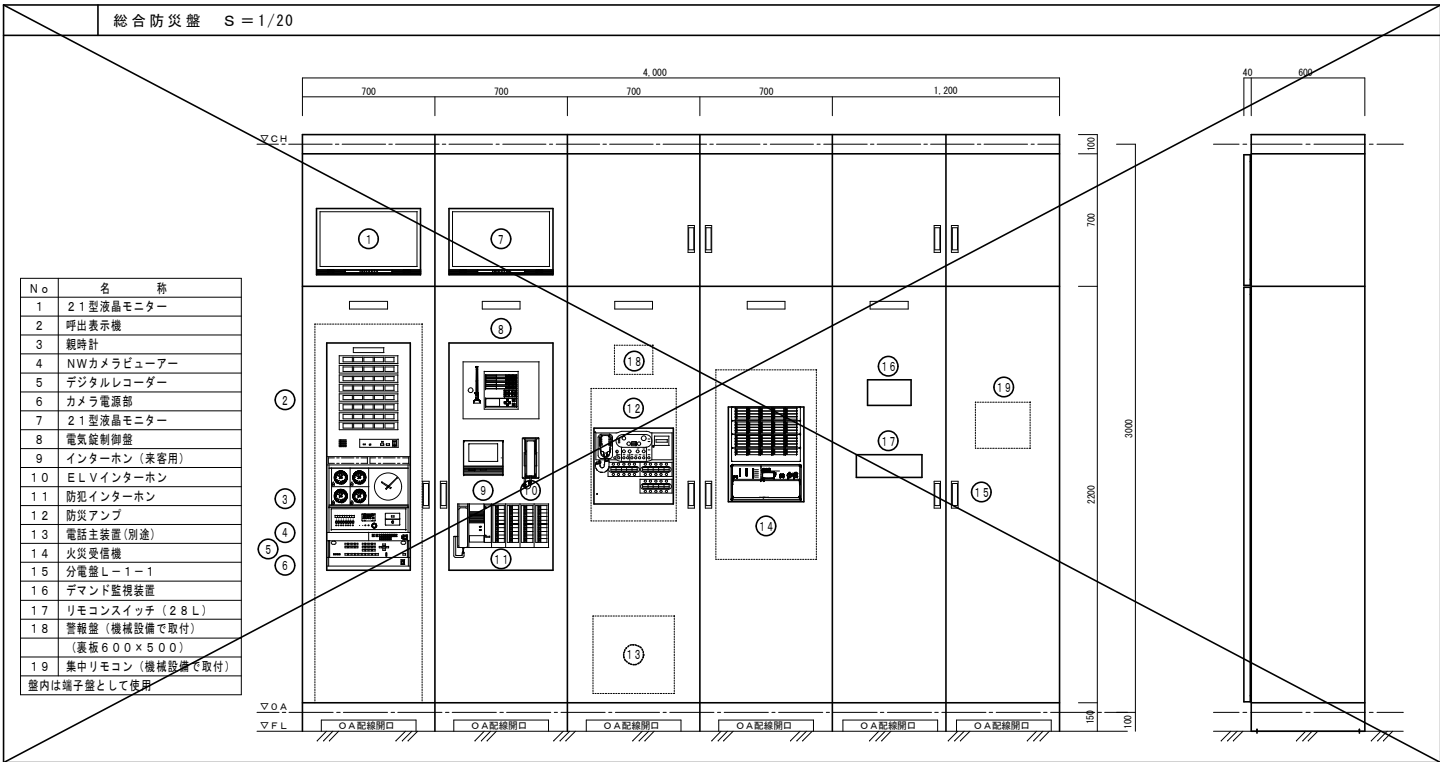



端子壁内表		非常放送	T V	時 計	電気錠	インターホン	防 犯	TEL	LAN	予 備	コンセント
【校舎棟】	総合防災壁	50 P	UHFブースター×1 2分岐器×1、4分配器×1	10 P	テンキー制御器×2 10 P	50 P	30 P	保安器スペース 60 P	ルータースペース HUBスペース	20 P	2 P 15 A×6
【校舎棟】	LMT-1-2	20 P	4分配器×1	10 P	—	—	—	10 P	8ポートHUB HUBスペース	10 P	2 P 15 A×2
【屋内運動場棟】	LMT-1-4	10 P	UHFブースター×1 4分配器×1	10 P	テンキー制御器×1 10 P	10 P	10 P	10 P	HUBスペース	10 P	2 P 15 A×2
【校舎棟】	LMT-2-1	20 P	—	—	—	—	—	10 P	HUBスペース	10 P	2 P 15 A×2
【校舎棟】	LMT-2-2	10 P	—	10 P	—	20 P	20 P	10 P	HUBスペース	20 P	2 P 15 A×2
【屋内運動場棟】	LT-2-3	10 P	—	10 P	—	—	—	—	HUBスペース	10 P	2 P 15 A×2
【校舎棟】	LMT-3-1	10 P	—	—	—	—	—	10 P	HUBスペース	10 P	2 P 15 A×2
【校舎棟】	LMT-3-2	20 P	UHFブースター×1 2分岐器×1	10 P	—	30 P	20 P	10 P	HUBスペース	20 P	2 P 15 A×2

凡 例	記 号	名 称	備 考
○	電話受口 (壁付)	6局4芯モジュージャック	
○	電話受口 (床付)	6局4芯モジュージャック	
○	電話受口 (OA床用)	6局4芯モジュージャック	
○	LAN受口 (壁付)	CAT6Aモジュージャック	
○	LAN受口 (床付)	CAT6Aモジュージャック	
○	LAN受口 (OA床用)	CAT6Aモジュージャック	
○	無線LANアンテナ	機器別途工事	
○	無線LANアンテナ (ガード付)	機器別途工事	
⊠	エレベーター制御盤	エレベーター工事	
⊠	端子壁	端子壁内表参照	
—	配管配線	天井いんべい	
—	配管配線	天井内転がし	
—	配管配線	床いんべい	
—	配管配線	OA床内転がし	
注 記			
1. 特記なき配管配線は下記とする。二重天井内ケーブル転がし配線より、壁・スラブに移行する場合は電線管にて保護する事 又、防火区画貫通箇所は両側に1m突出し金属管にて保護する事			
電話設備			
LAN設備			
2. 電話機器、LAN設備機器(HUB・アクセスポイント)は別途工事とする。			
3. UTPケーブルはCAT6A規格とする。			
4. LAN設備の位置ボックスは深型とする。			

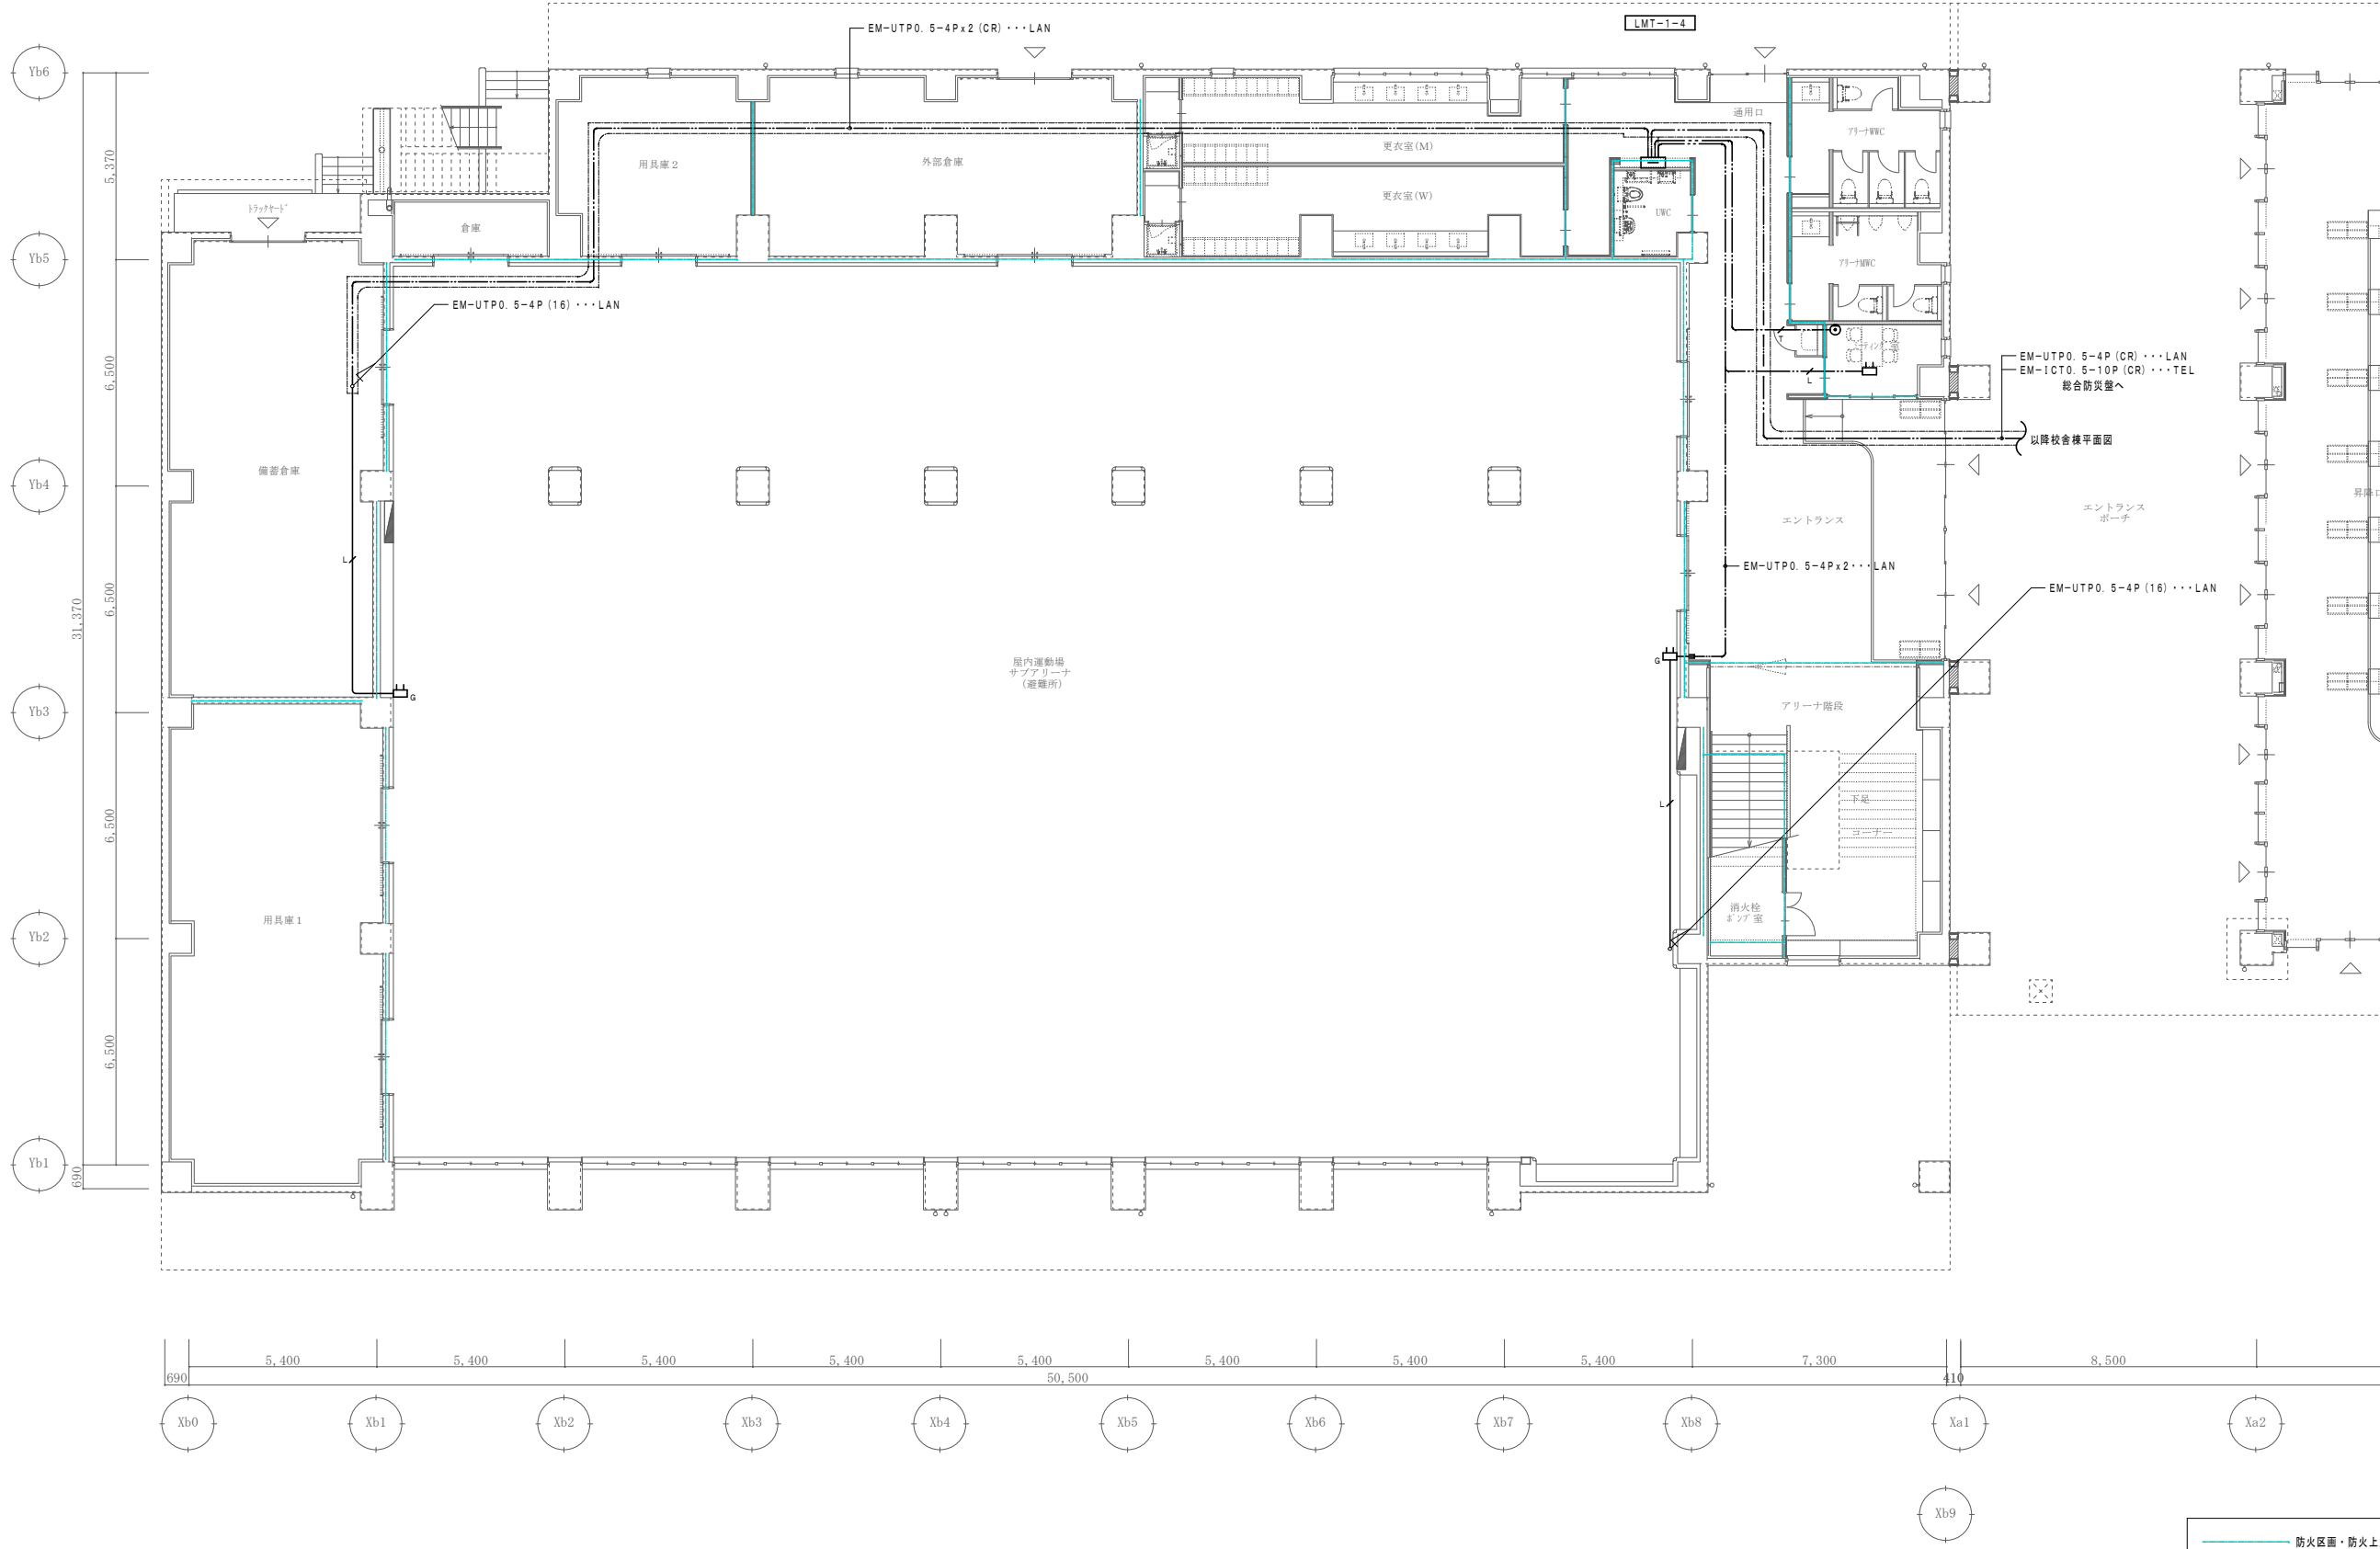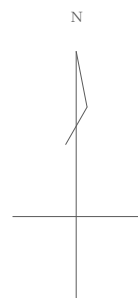


防火区画・防火上主要な間仕切り

※防火区画の区画貫通処理は下記の工法を使用する。
【防火措置材工法】
国土交通大臣認定番号
・PS060 WL-0866-1
・PS060 WL-0436
・PS060 WL-0293
・PS060 FL-0682

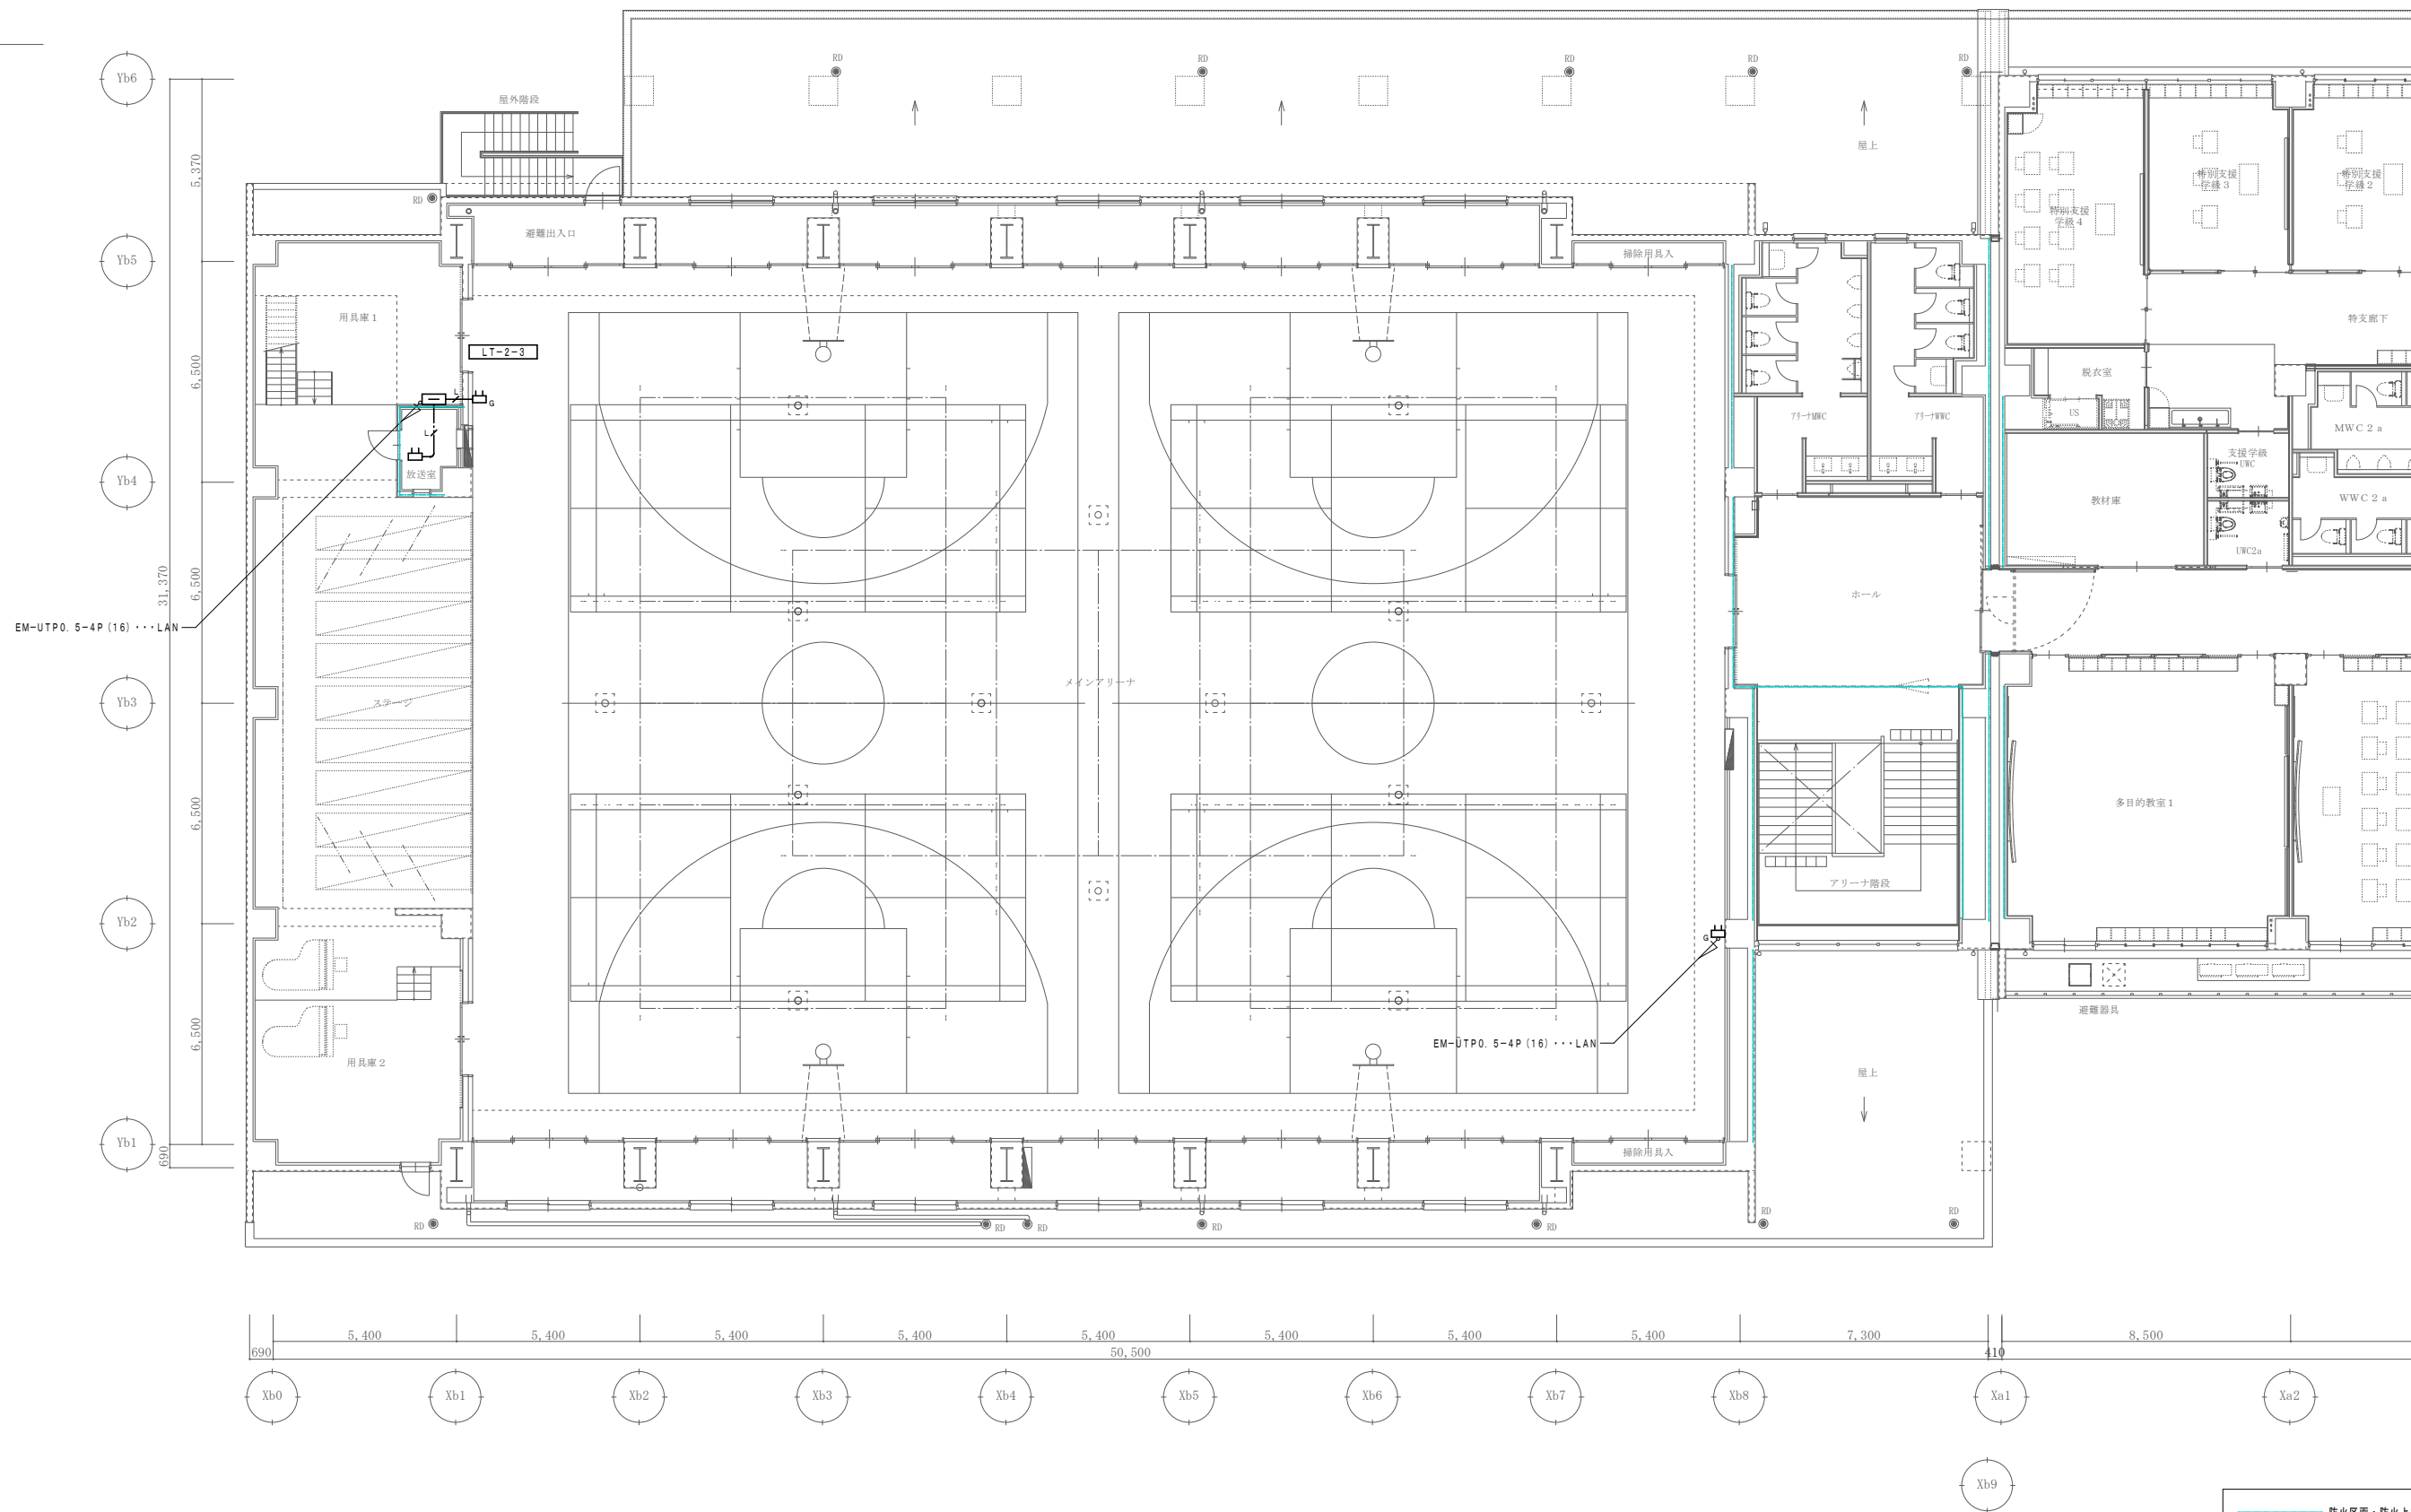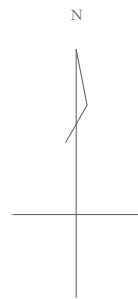

防火区画・防火上主要な間仕切り

※防火区画の区画貫通処理は下記の工法を使用する。
【防火措置材工法】
国土交通大臣認定番号
・PS060 WL-0866-1
・PS060 WL-0436
・PS060 WL-0293
・PS060 FL-0682

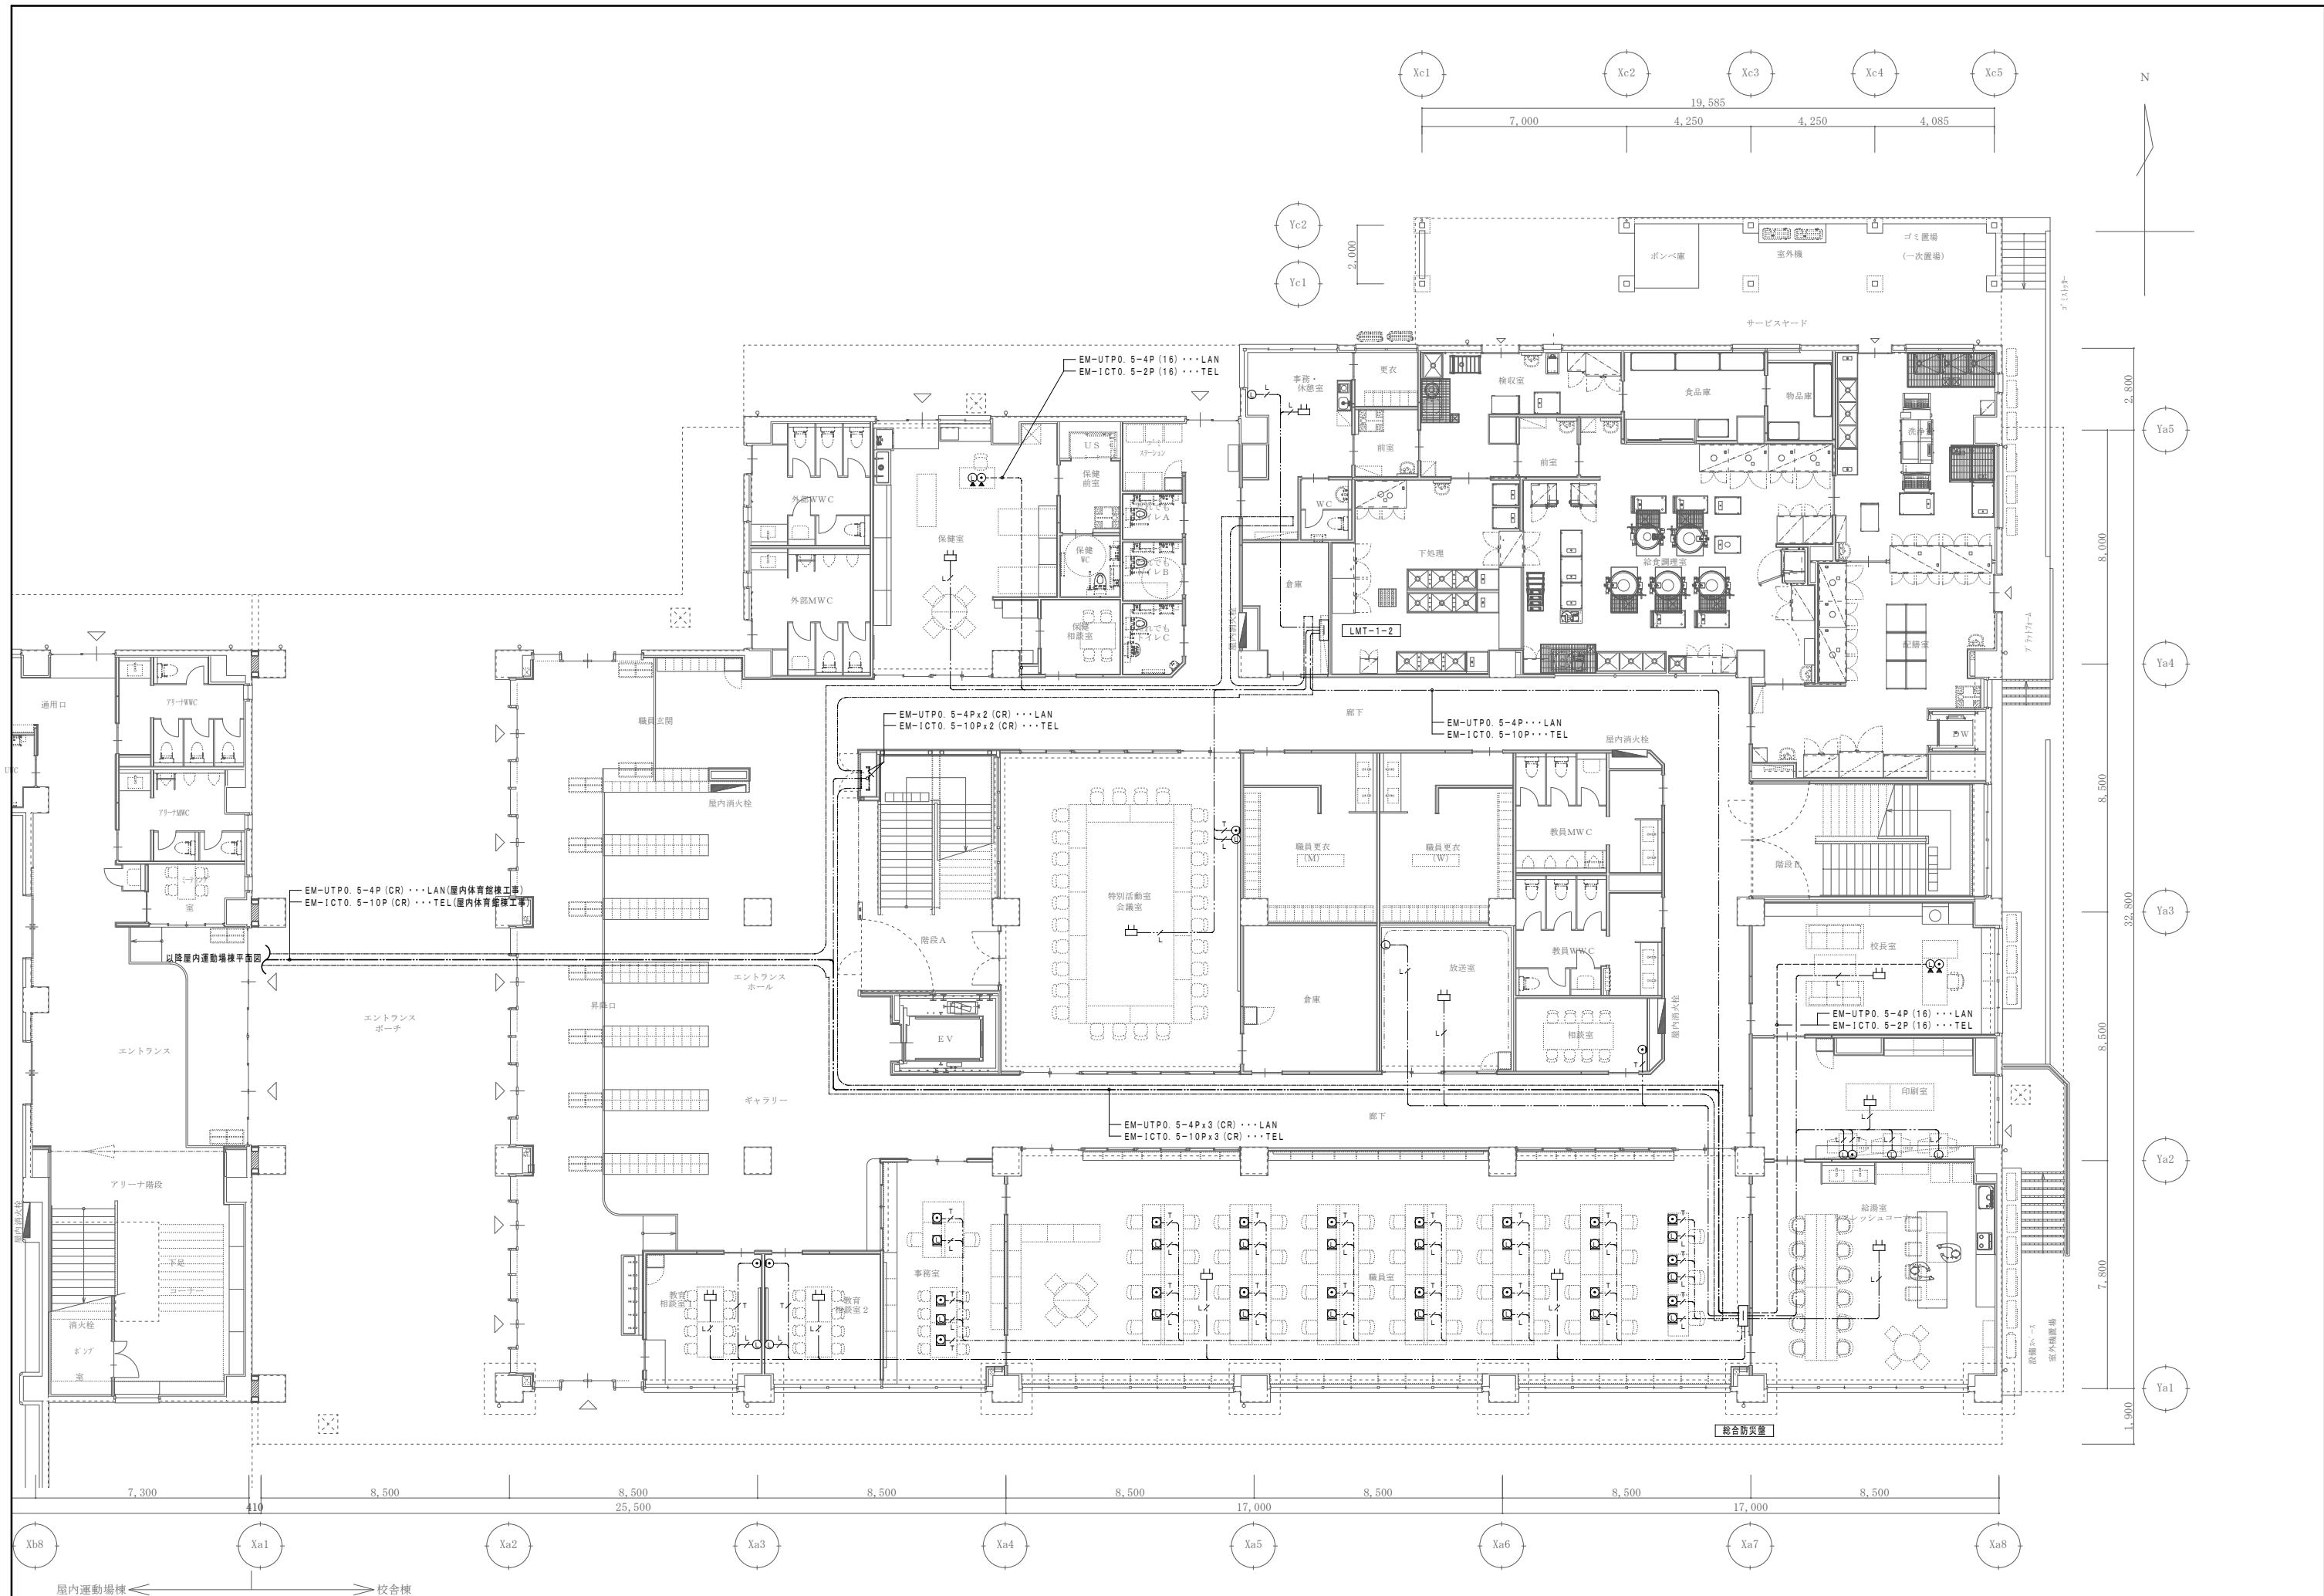

凡 例

記 号	名 称	備 考
▽	UHFブースター	40dB型
◇	2分配器	4K/8K放送対応
☆	4分配器	4K/8K放送対応
⊙	6分配器	4K/8K放送対応
⊗	テレビ受口	壁付 テレビ端子

⌚	親時計 (4 回路)	プログラムタイマー付
⌚	子時計 (丸型)	壁掛型 310φ
⌚	子時計 (両面型)	吊下型 400x310
⌚	子時計 (防球ガード付)	壁掛型 700φ ポリカーボネート
⌚WP	子時計 (屋外用)	壁掛型 700φ ポリカーボネート



☒	ブルボックス	
≡	端子盤	端子盤内表参照






—	配管配線	天井いんべい
—	配管配線	天井内転がし




注 記

1. 特記なき配管配線は下記とする。二重天井内ケーブル転がし配線より、壁・スラブに移行する場合は電線管にて保護する事
又、防火区画貫通箇所は両側に1m突出し金属管にて保護する事

テレビ共聴設備	EM-S-5C-FB (PF16) (E19)
電気時計設備	EM-AE1.2-2C (PF16) (E19)

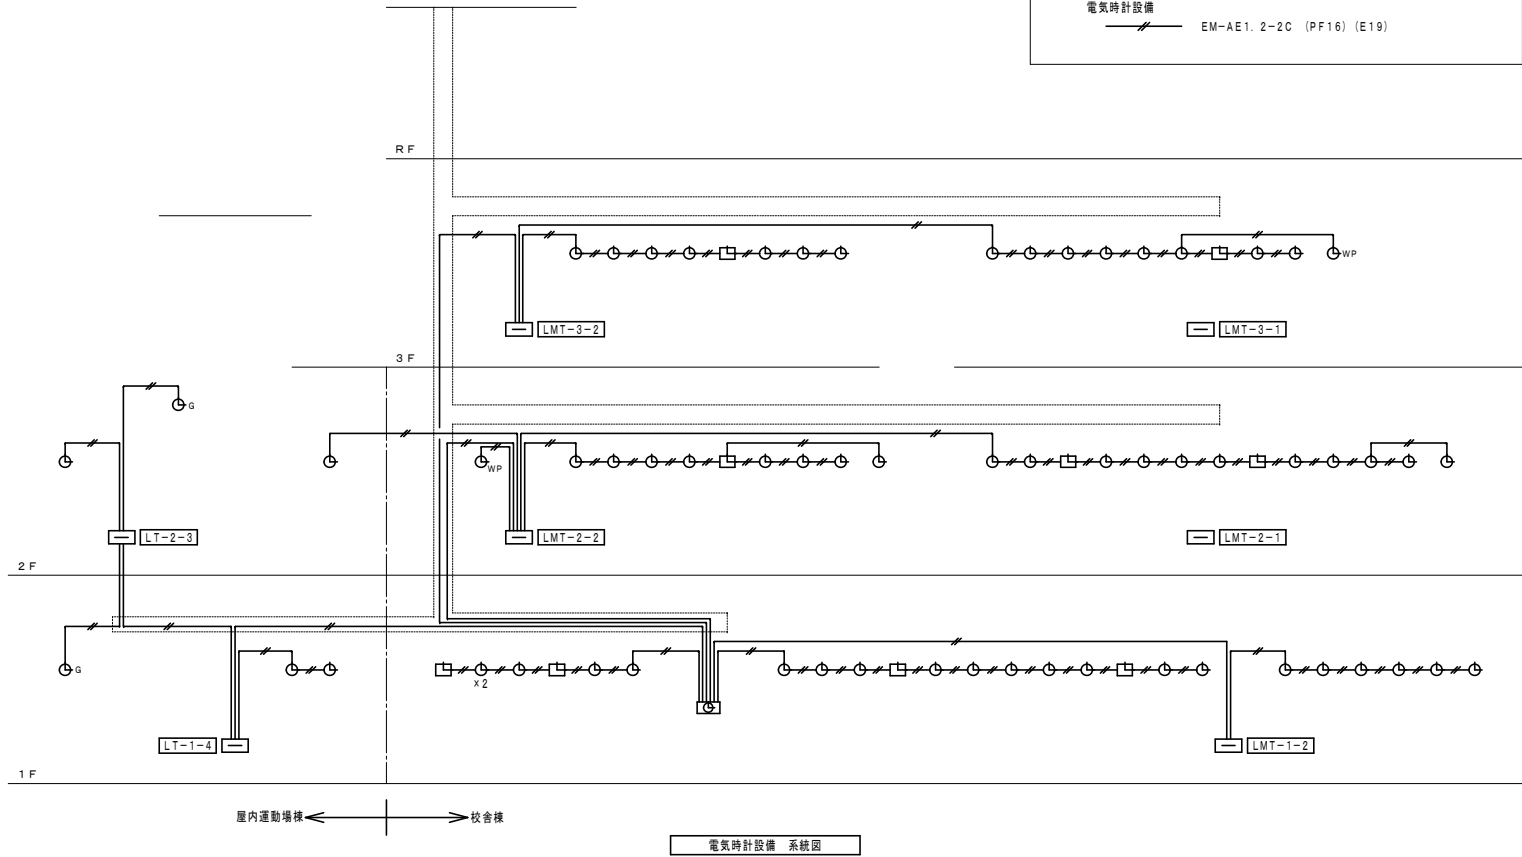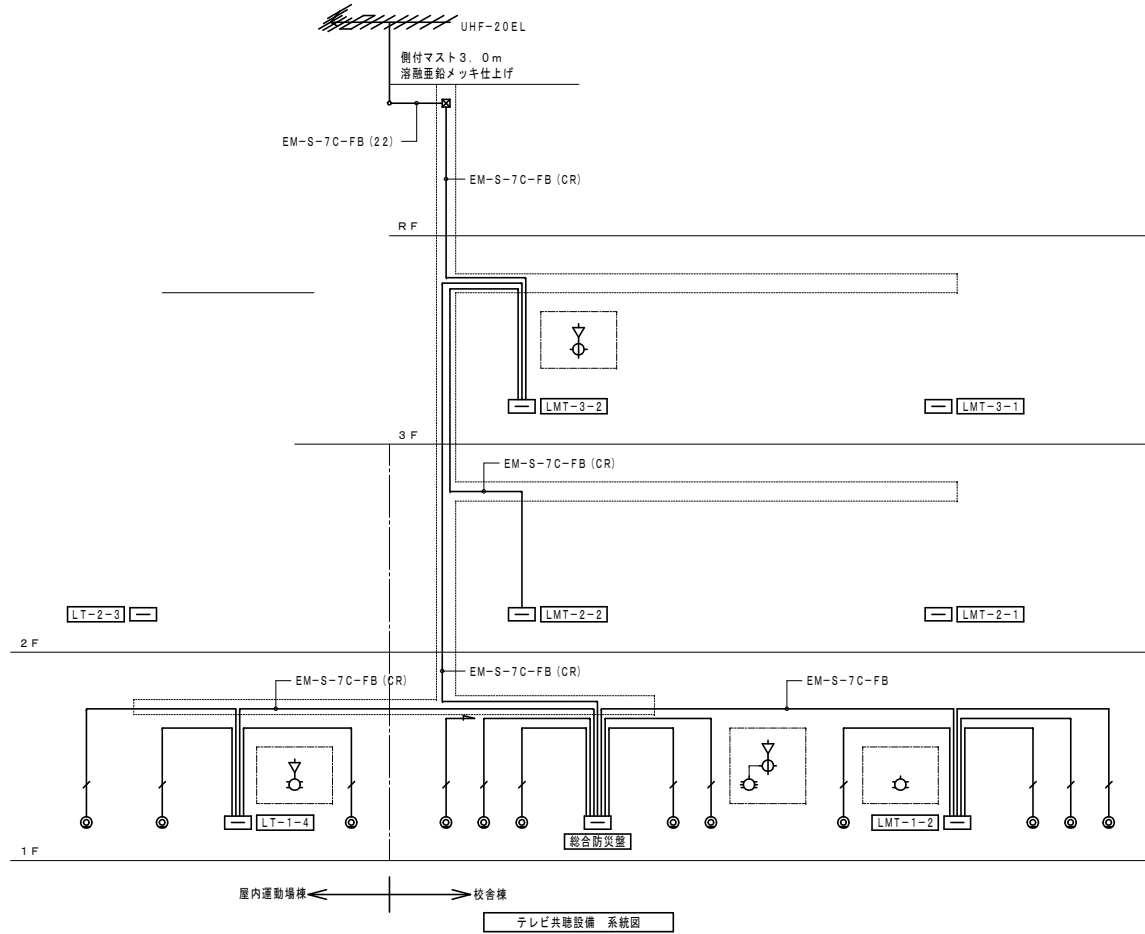

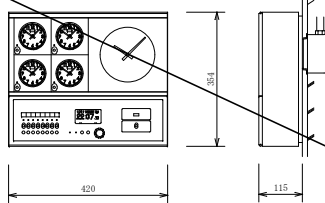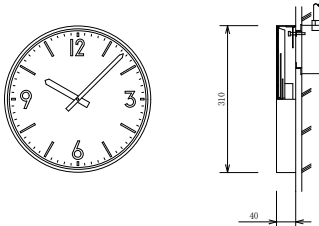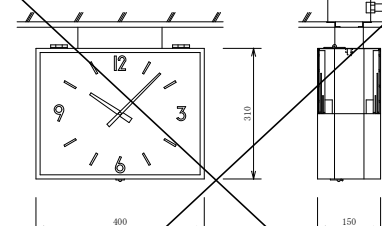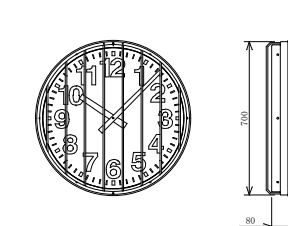
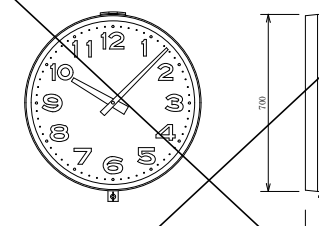
⌚ 親時計 (4 回路・プログラムタイマー付)	⌚ 子時計 (310φ)	⌚ 子時計 (両面吊下型)	⌚ 子時計 (丸型: 700φ, ガード付)	⌚WP 子時計 (屋外用)
 チャイム装置 電子式 PCM音源 (7曲) 地デジコントロール装置 時刻修正精度 ±0.5秒以内 受信周波数範囲 470~760MHz (13~62ch/UHF帯) 受信感度 50dBV以上 CN比: 22dB以上 時刻修正回数 1日2回 (受信時刻は変更可能) タイムサーバー/地デジコントロール装置で時刻修正時に動作) ネットワークプロトコル NTPv3/v4 SNTpv3/v4	 水晶発振周波数 4194.304kHz 精度 過差±0.7秒以内 (積算誤差0秒) 精度保証温度範囲 0℃~+40℃ 子時計回線出力信号 DC24V 無接点30秒有極信号 子時計出力回数 4回線 子時計駆動数 1回線当り最大30個 (1個12mA) サマータイム機能 キー及びジョグダイヤルにより設定 ただしサマータイムの修正は自動 キー及びジョグダイヤルにより設定 ただしジョグダイヤルにより設定 入力電源 AC100V~240V 50/60Hz 54W (最大) 停電時電源 密閉型ニッケル水素蓄電池 (DC24V) 内装 停電時動作時間 子時計 約30時間 時刻カウント 約5年 ケース ABS樹脂製及び銅板製 グレー色 年間プログラムタイマー装置 設定方式 キー及びジョグダイヤルにより設定 パソコン及びUSBメモリーによる設定も可能 設定単位 1週間または1年間を1分単位 出力回路 8回路 900プログラム	 ケース 銅板製 クリーム色 文字板 アルミニウム 白色 文 字 黒色印刷 指 針 アルミニウム 黒色 ガラス 透明 2t 機 体 DC24V 有極30秒運針	 ケース 銅板製 クリーム色 文字板 アルミニウム 白色 文 字 黒色印刷 指 針 アルミニウム 黒色 ガラス ポリカーボネート 5t 機 体 DC24V 有極30秒運針 備考 防球ガード付	 ケース ステンレス製 (防雨型) クリーム色 文字板 アルミニウム 白色 文 字 黒色印刷 指 針 アルミニウム 黒色 ガラス ポリカーボネート 5t 機 体 DC24V 有極30秒運針

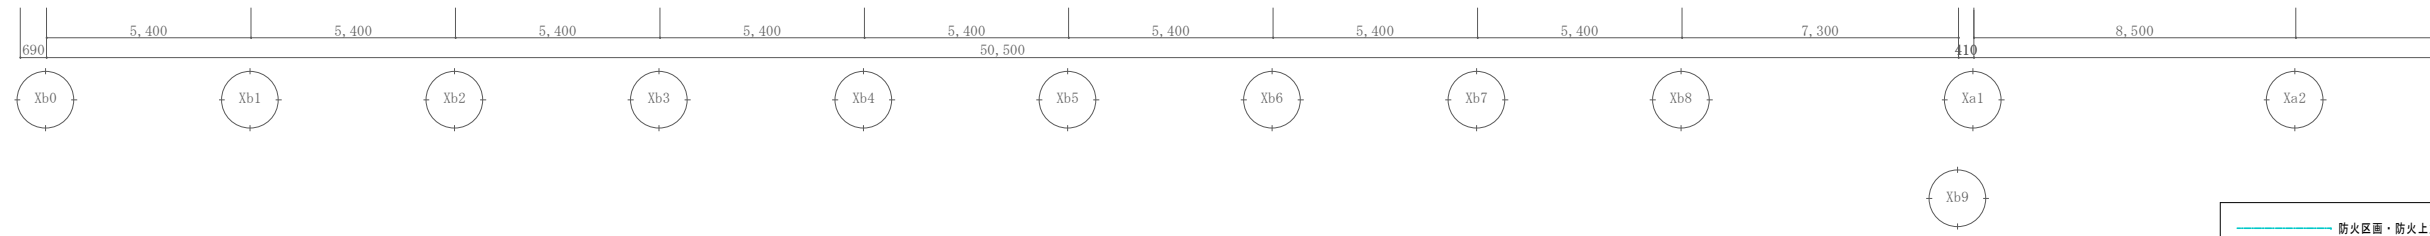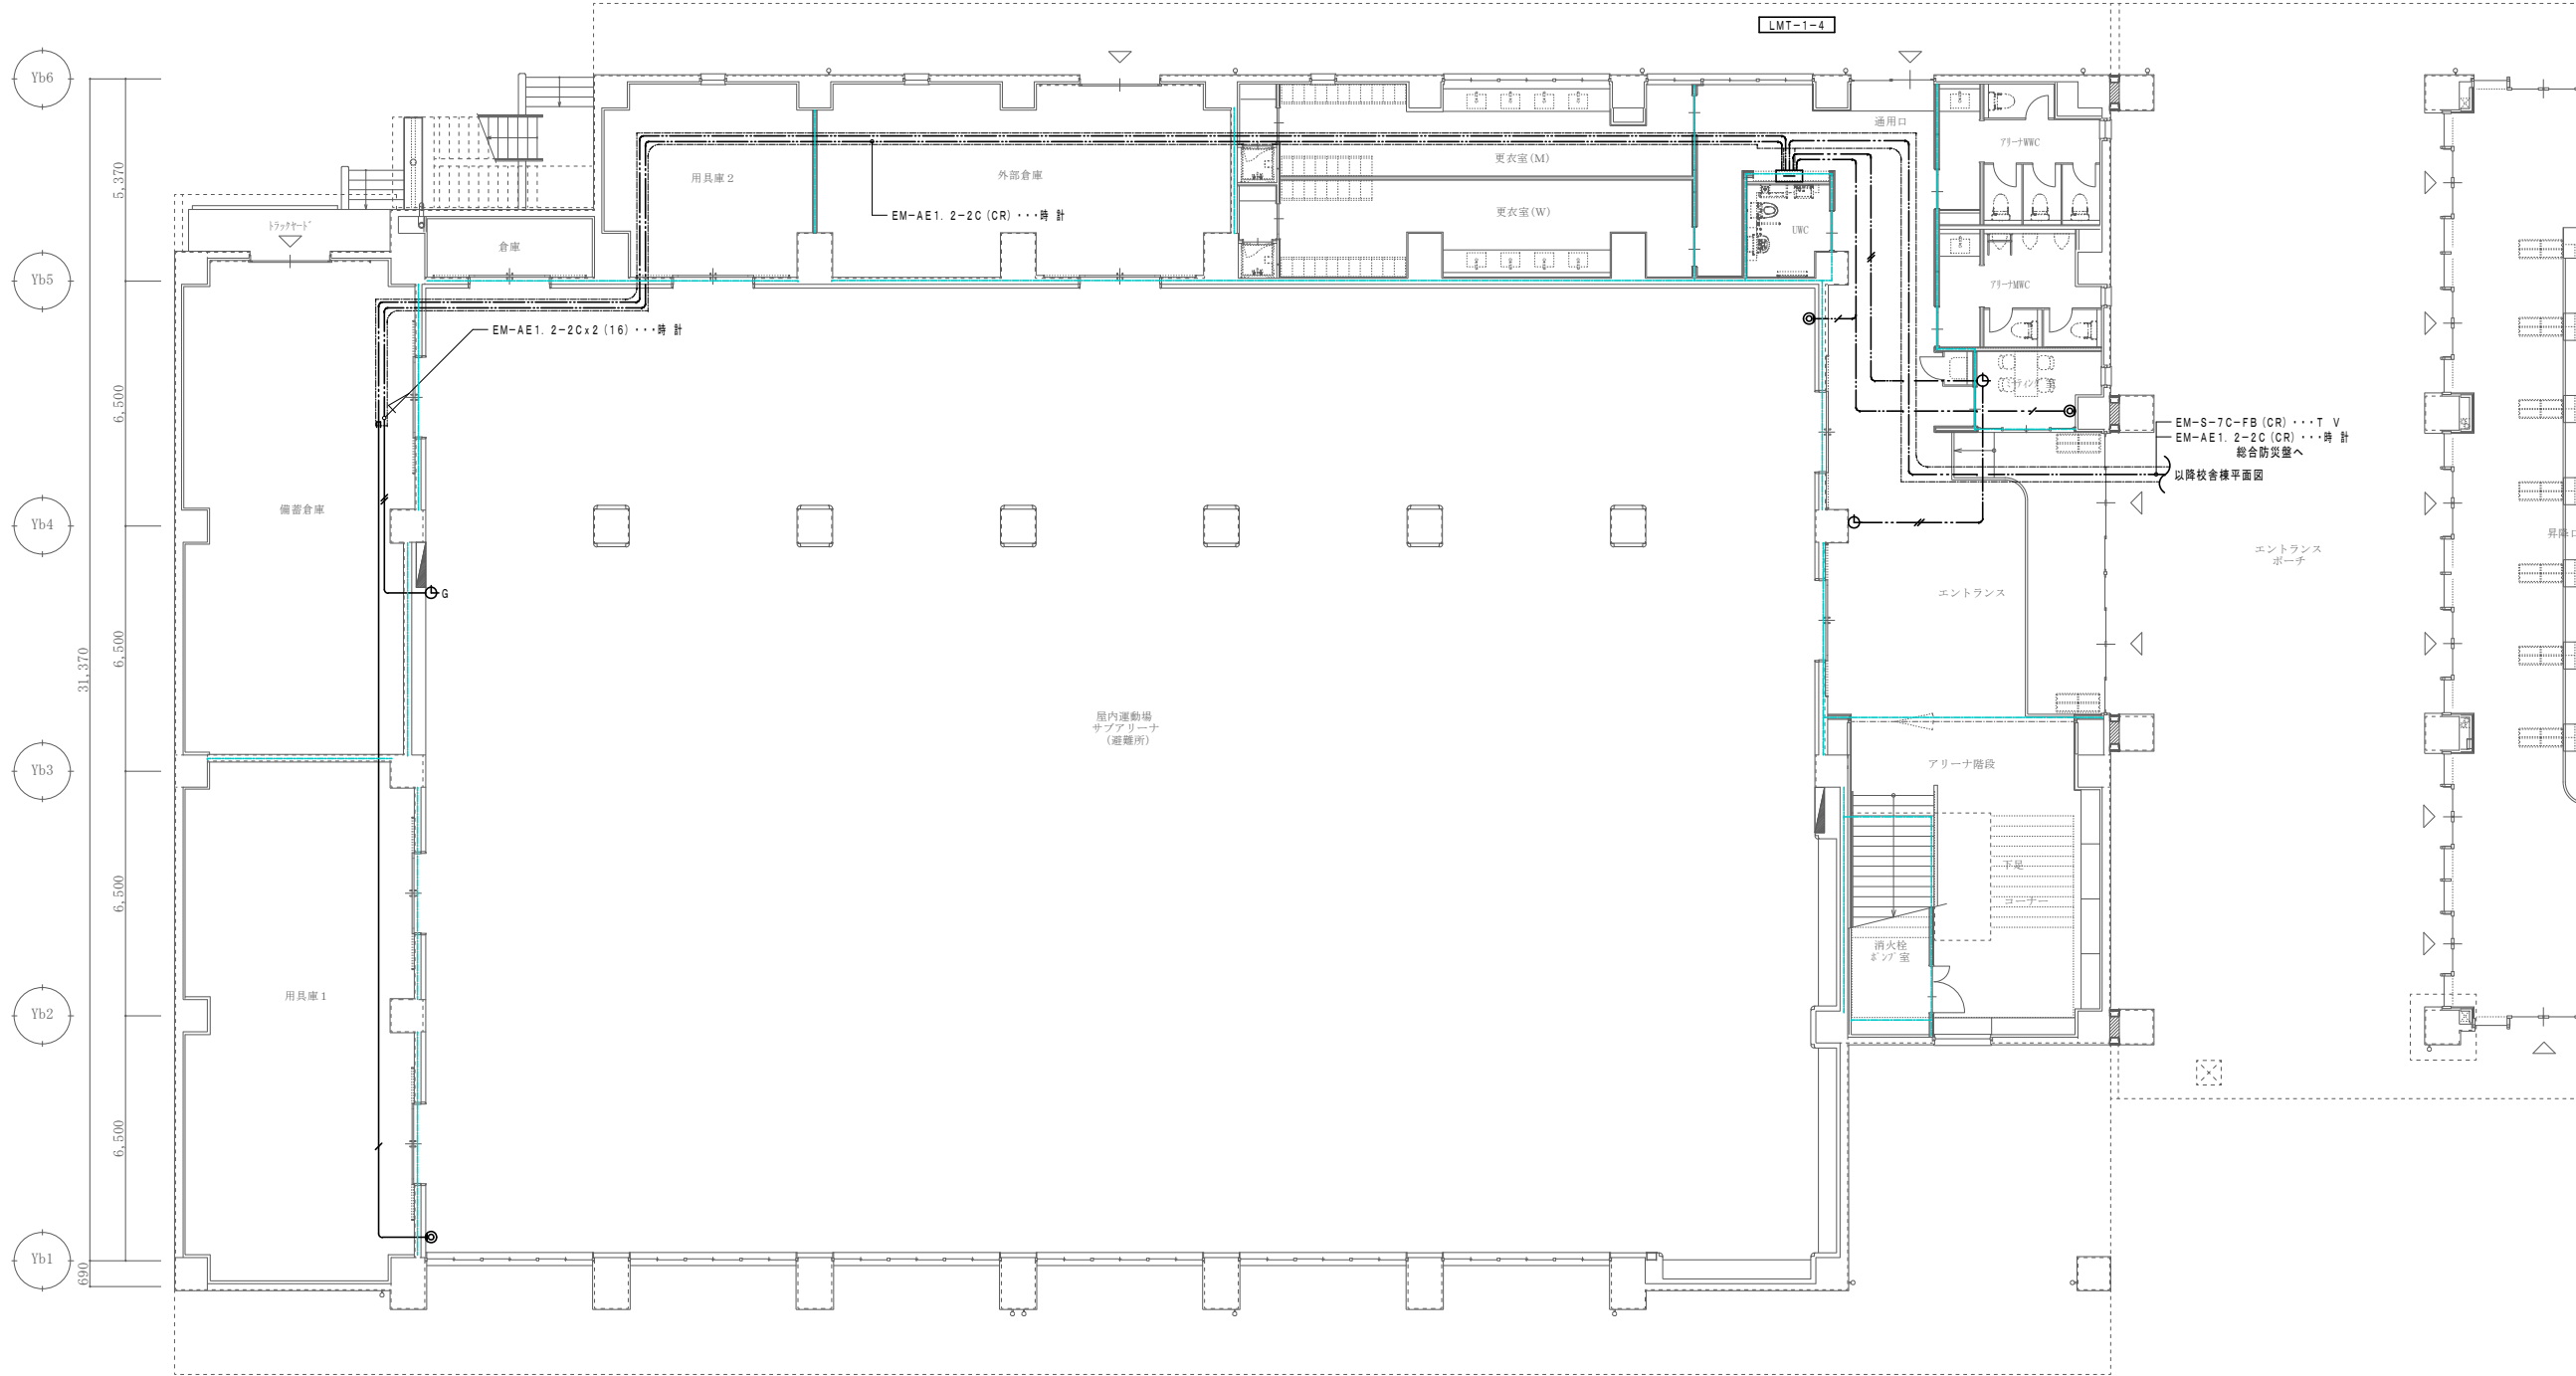
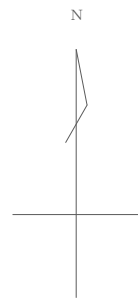


防火区画・防火上主要な間仕切り



※防火区画の区画貫通処理は下記の工法を使用する。
【防火措置材工法】
国土交通大臣認定番号
・PS060 WL-0866-1
・PS060 WL-0436
・PS060 WL-0293
・PS060 FL-0682



屋内運動場棟 ← → 校舎棟

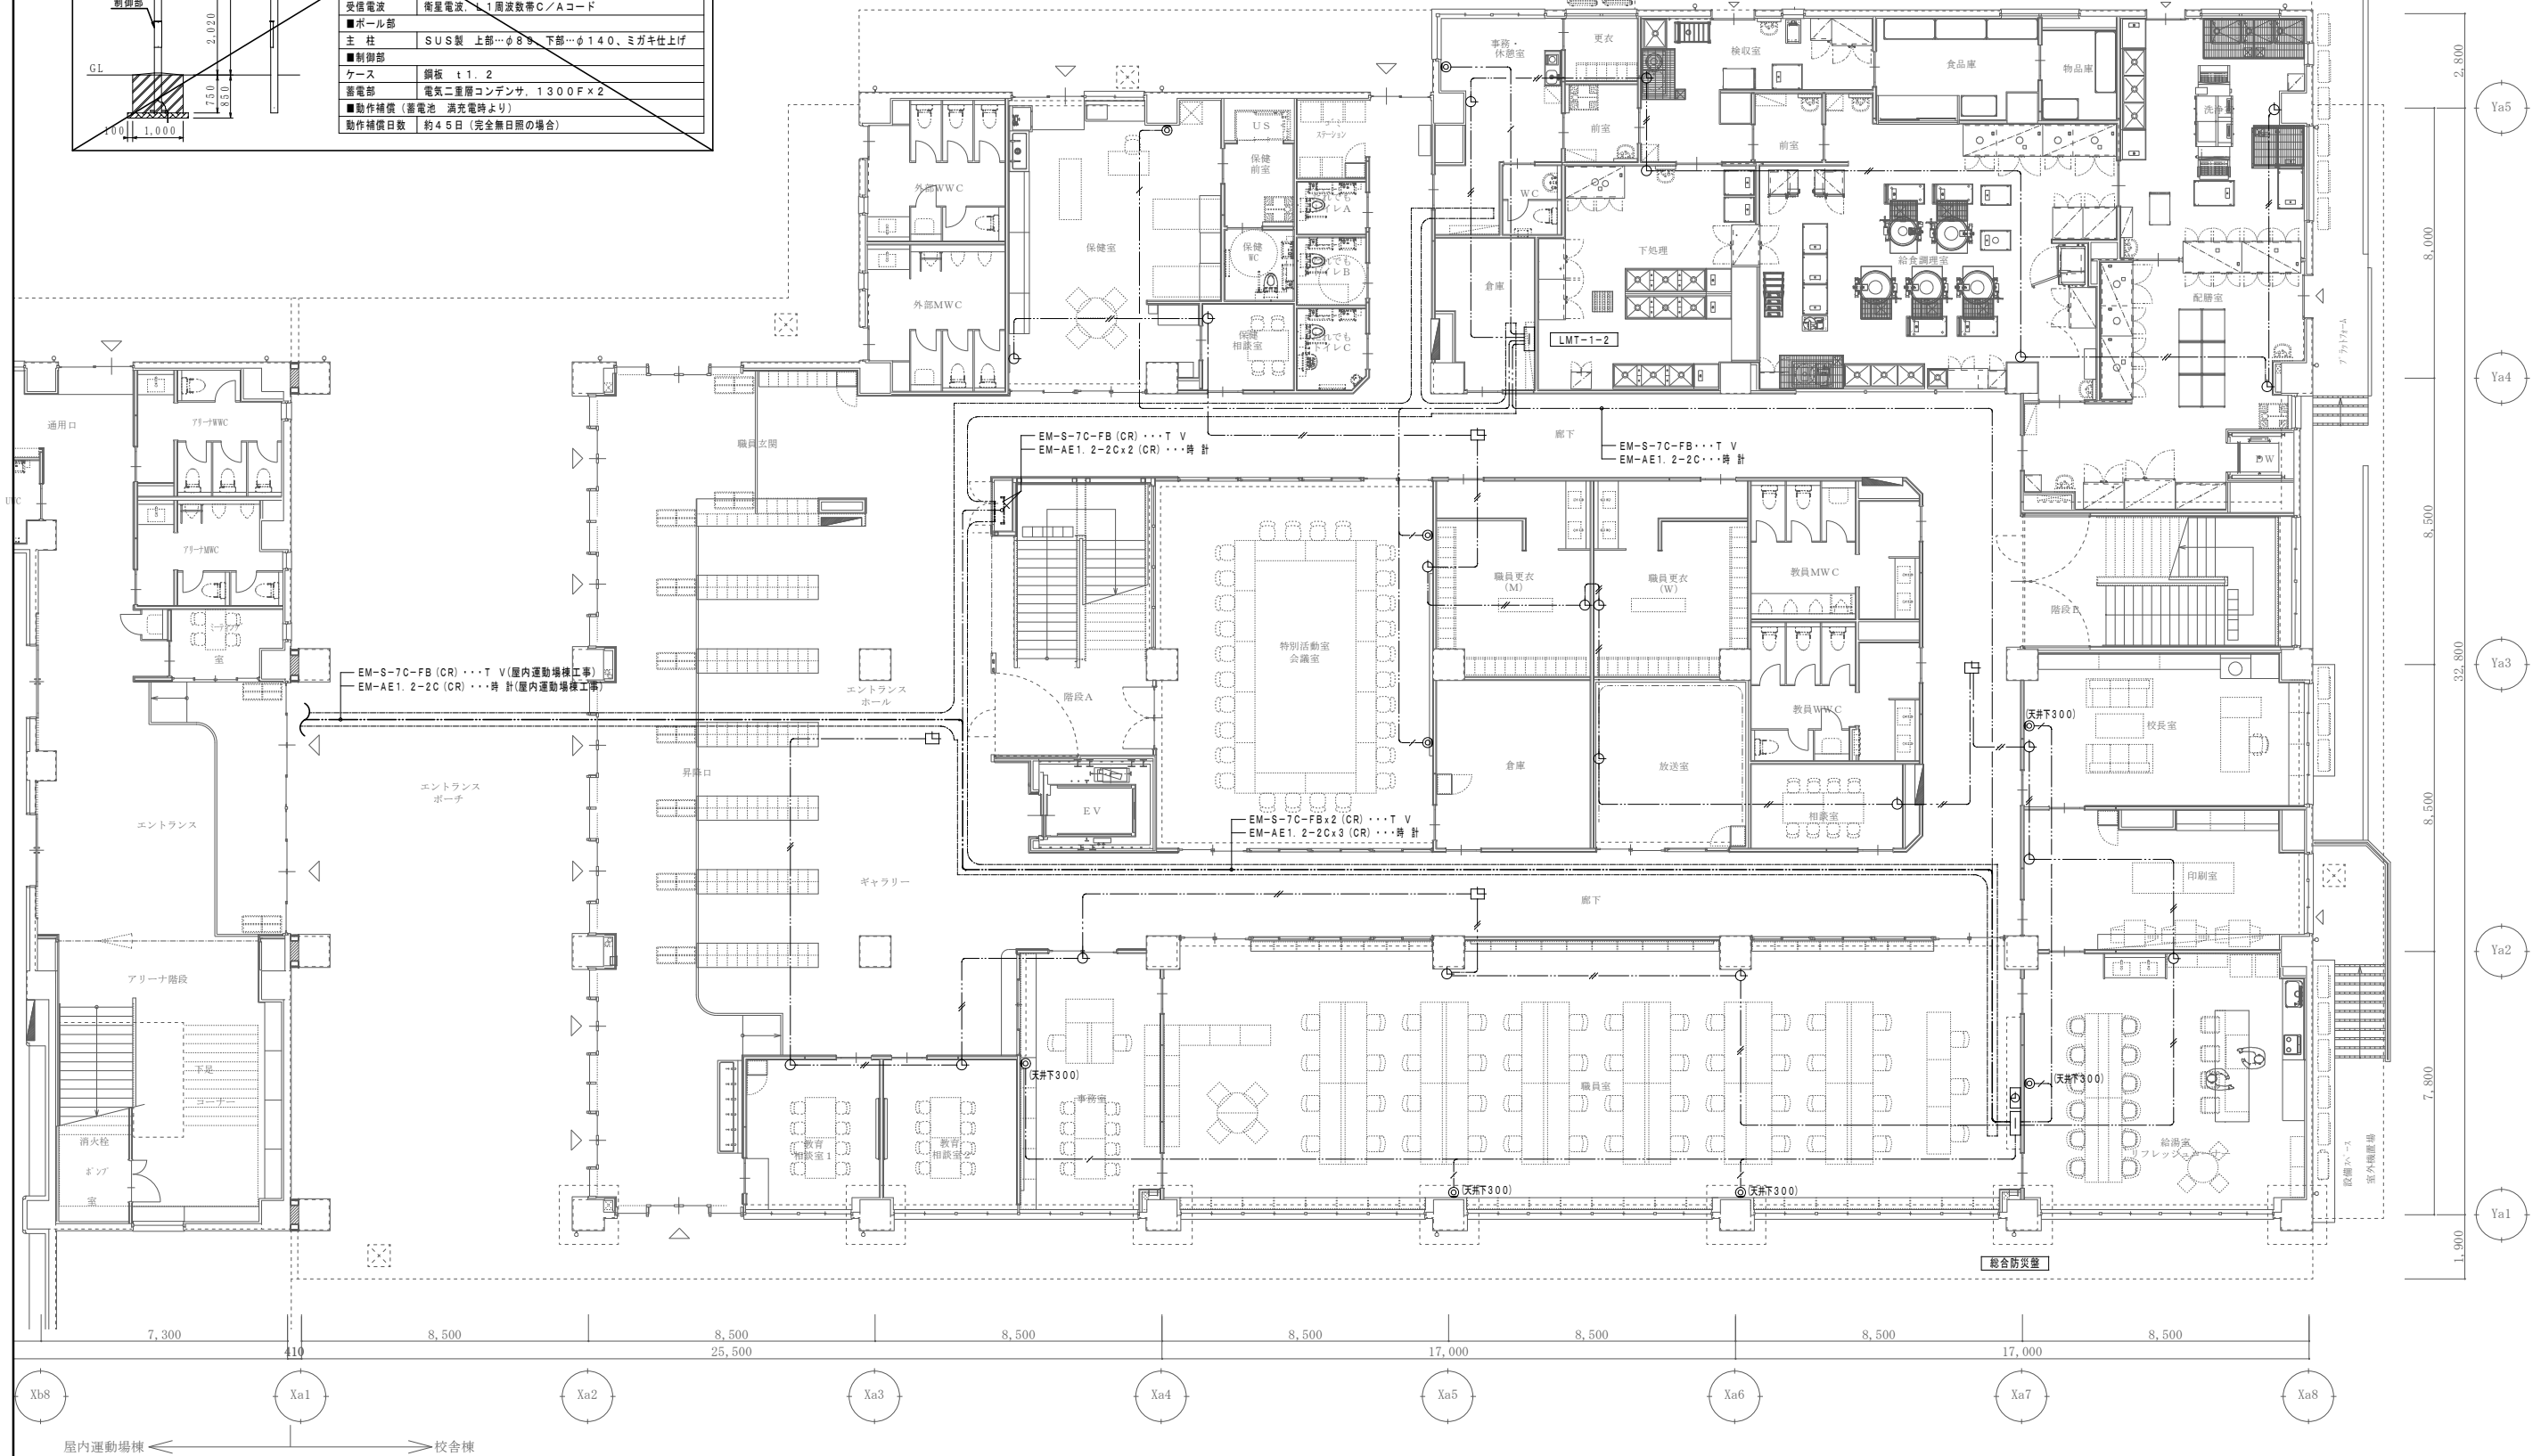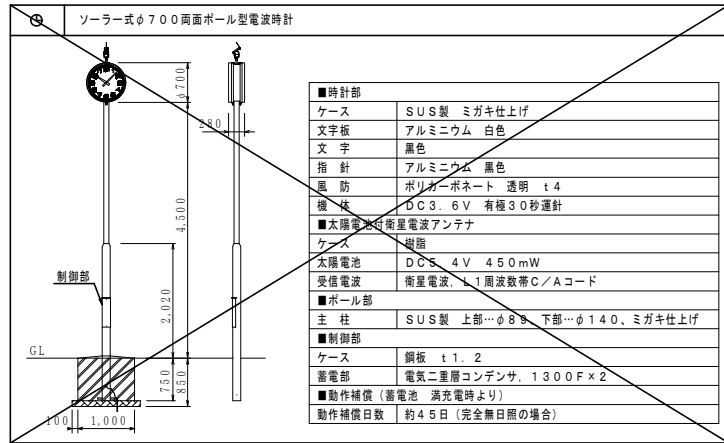

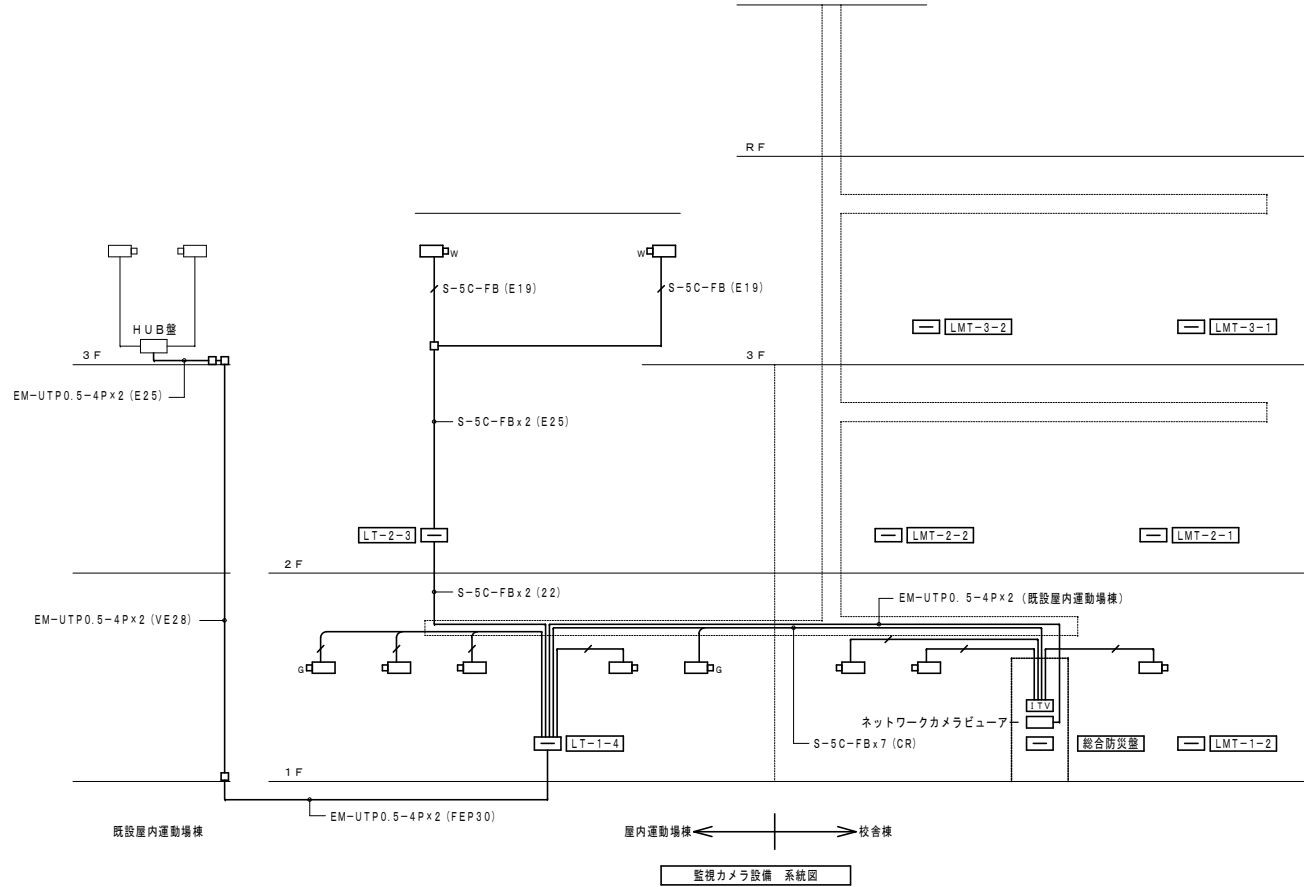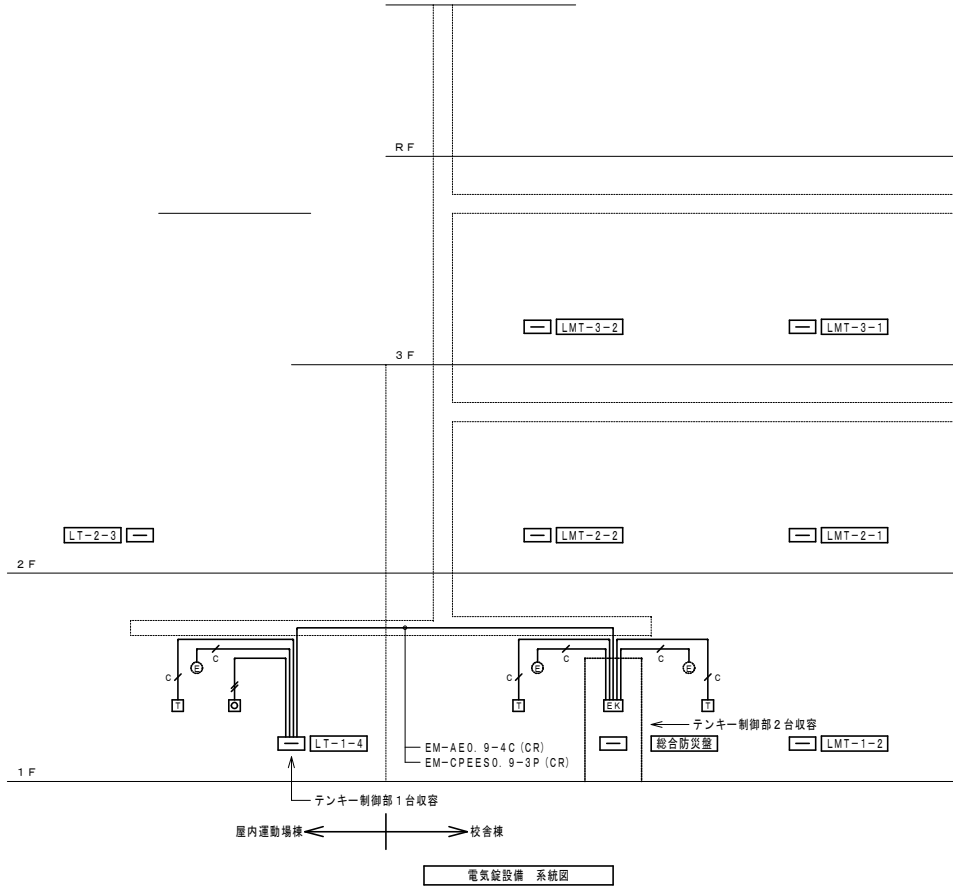

凡 例		
記 号	名 称	備 考
EA	電気錠制御盤 (4回線)	壁掛型
T	テンキー	防噴流形、数字位置可変表示
Q	解錠押しボタン	壁付
E	電気錠	建築工事
TV	監視カメラ主装置	21型液晶モニター デジタルレコーダー (16局8TB) カメラ電源部 (8台用) x 2
W	監視カメラ	壁掛型
G	監視カメラ (前衛型)	壁付金具付
	監視カメラ (屋外用)	壁掛・天井吊下兼用
○	防犯インターホン観視機	壁掛型 40回線
○	防犯インターホン子機	壁掛型
○	来客用インターホン観視機	壁付型 カラーモニター付
○	来客用インターホン副観視機	壁付型 カラーモニター付
○	ドアホン子機	壁付型 カラーカメラ付
○	光るスピーカー	壁掛型 インターホン連動
A	ステージ用インターホン観視機	壁掛型
B	ステージ用インターホン副観視機	壁掛型
ELV	エレベーターインターホン	エレベーター工事
⊗	エレベーター制御盤	エレベーター工事
TC	呼出表示機	壁掛型 40窓
○	廊下灯	壁付 LEDランプ
□	復旧ボタン	壁付
N	トイレ用ボタン	防沫型 ひも付
E	非常用押ボタン	壁付 アクリルカバー付
≡	端子壁	端子室内表参照
—	配管配線	天井いんべい
—	配管配線	天井内転がし
---	配管配線	床いんべい
注 記		
1. 特記なき配管配線は下記とする。二重天井内ケーブル転がし配線より、壁・スラブに移行する場合は電線管にて保護する事 又、防火区画貫通箇所は両側に1m突出し金属管にて保護する事		
電気錠・インターホン・防犯設備		
EM-AE0. 9-2C (PF16) (E19)		
EM-AE0. 9-3C (PF16) (E19)		
EM-AE0. 9-4C (PF16) (E19)		
EM-CPEES0. 9-3P (PF22) (E25)		
監視カメラ設備		
EM-S-5C-FB (PF16) (E19)		
2. 既設体育館の監視カメラをモニター出来るよう下記の機器を納入する事		
・21型液晶モニター (1台)		
・ネットワークカメラビューワー (1台)		

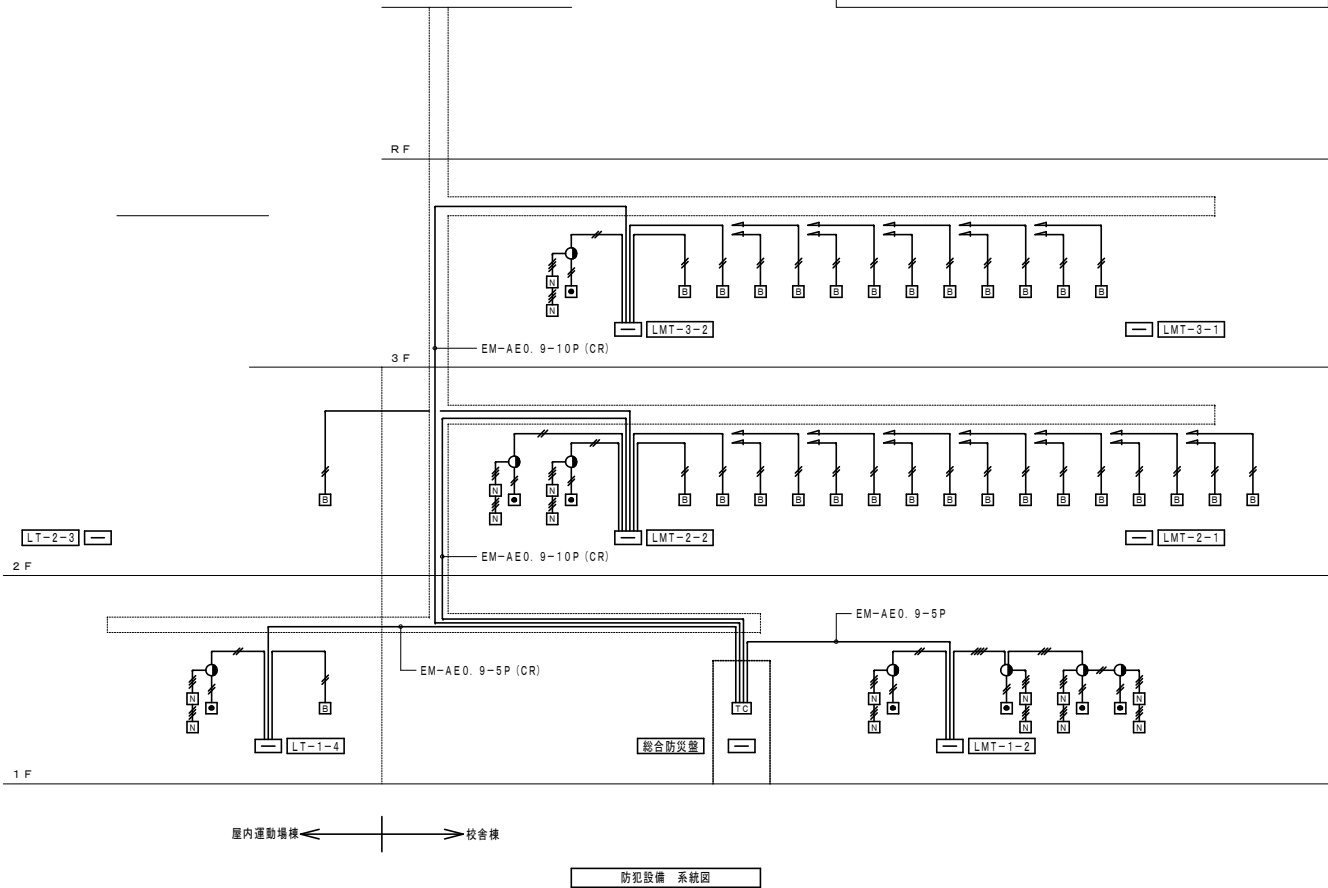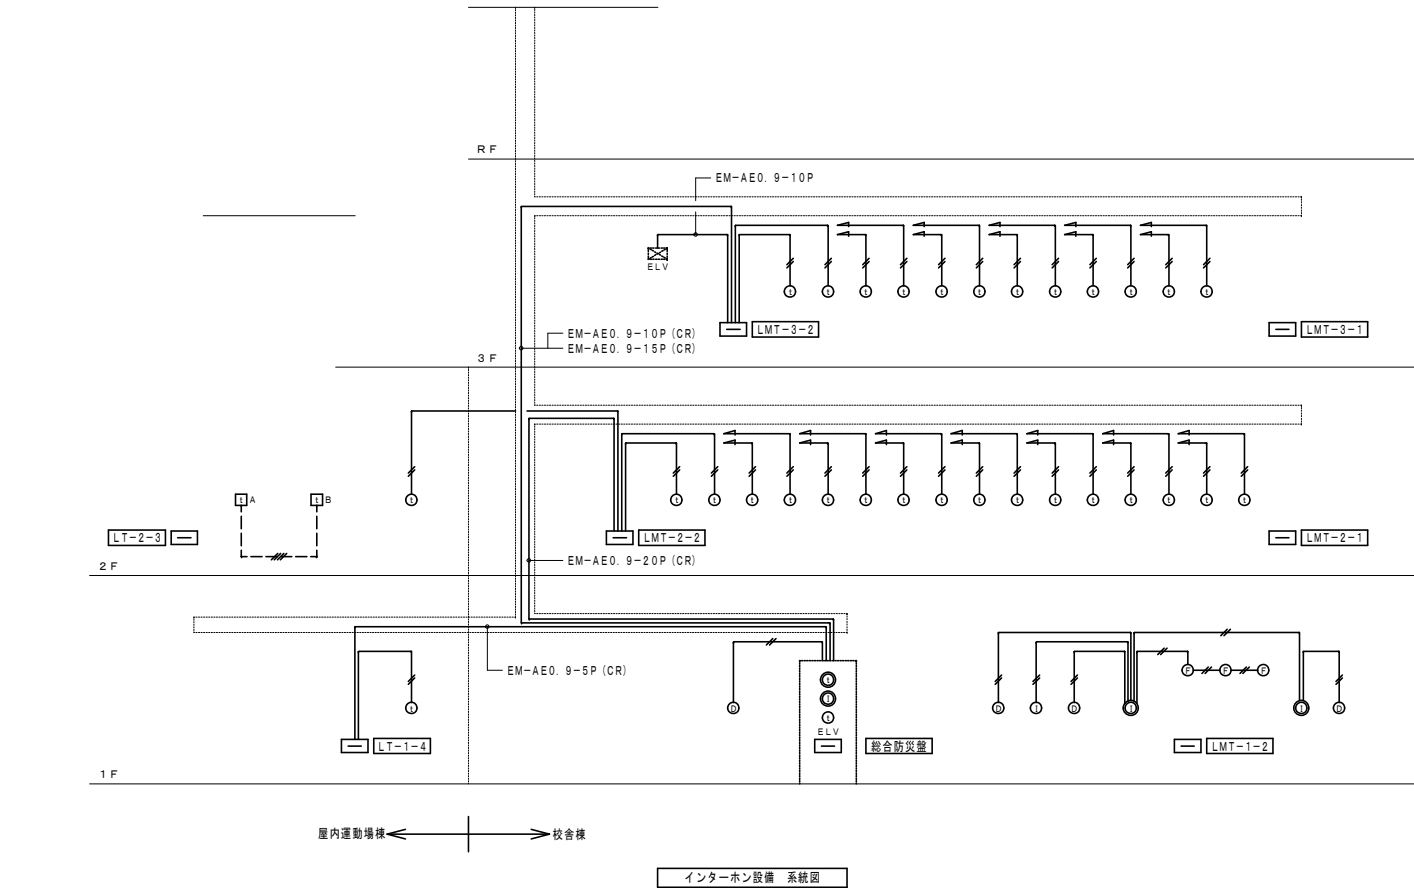

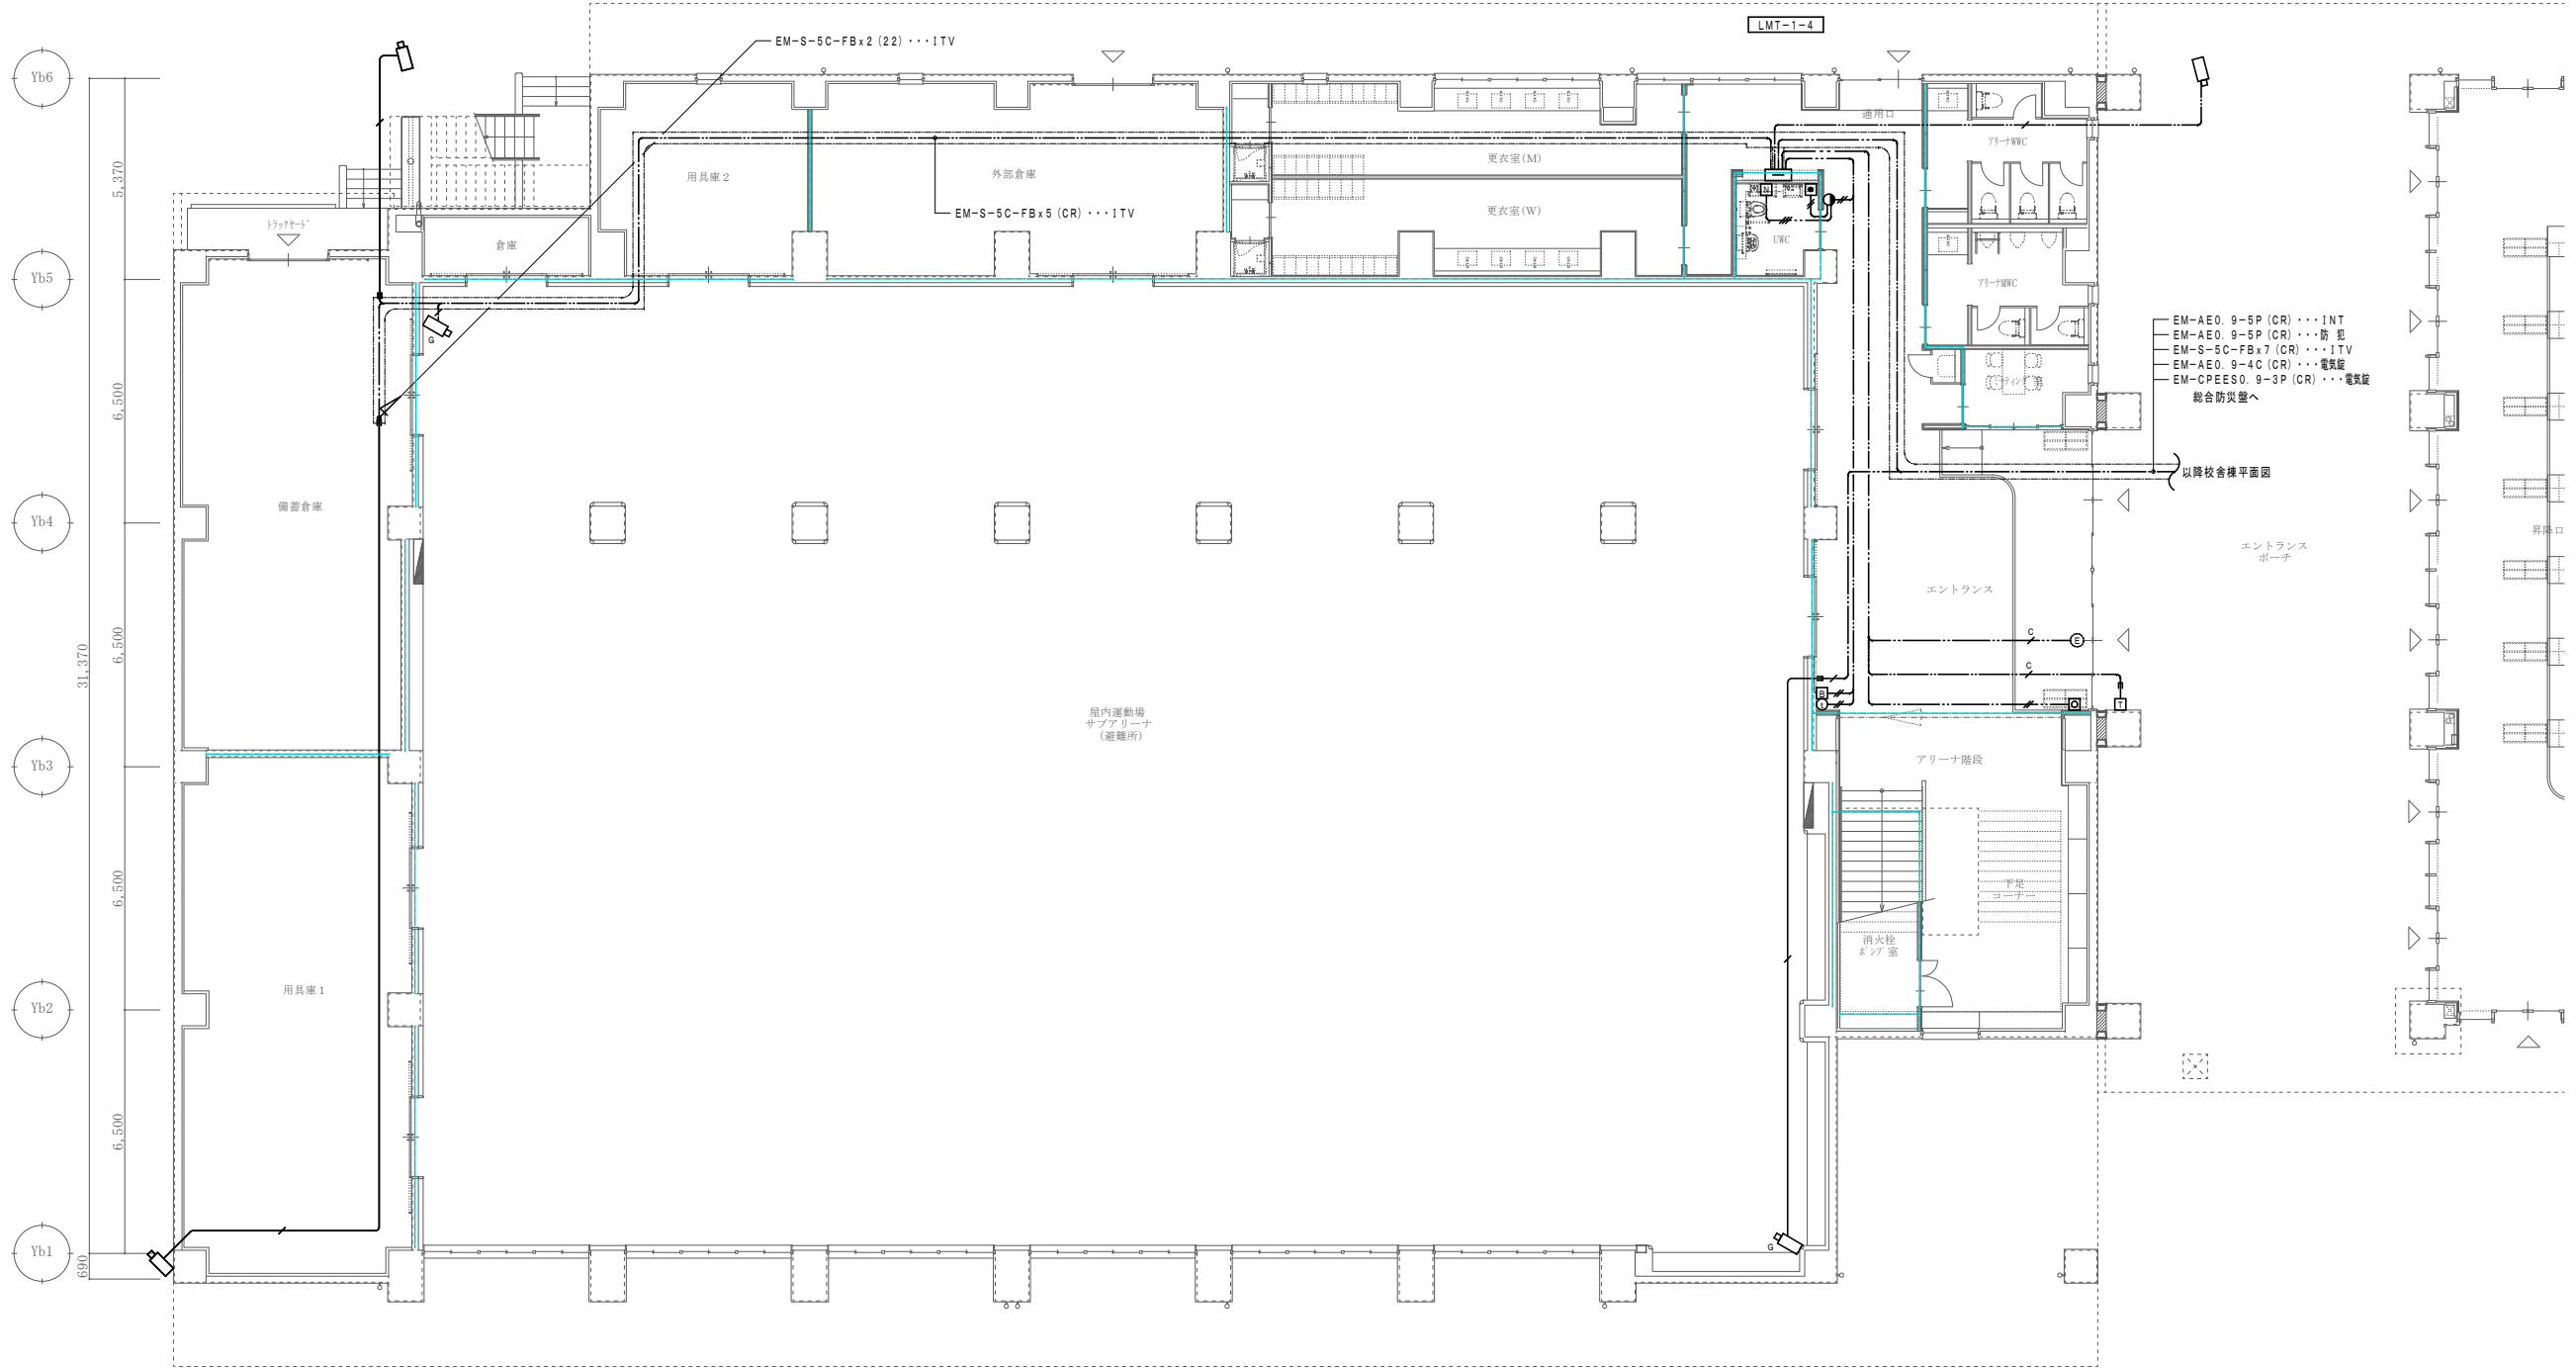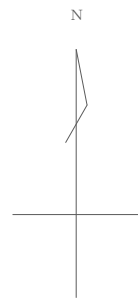


- EM-AE0. 9-5P (CR) ... INT
- EM-AE0. 9-5P (CR) ... 防犯
- EM-S-5C-FBx7 (CR) ... ITV
- EM-AE0. 9-4C (CR) ... 電気錠
- EM-CPEES0. 9-3P (CR) ... 電気錠

以降校舎様平面図

エントランス
ポーチ

アリーナ階段



消火栓
サブ重

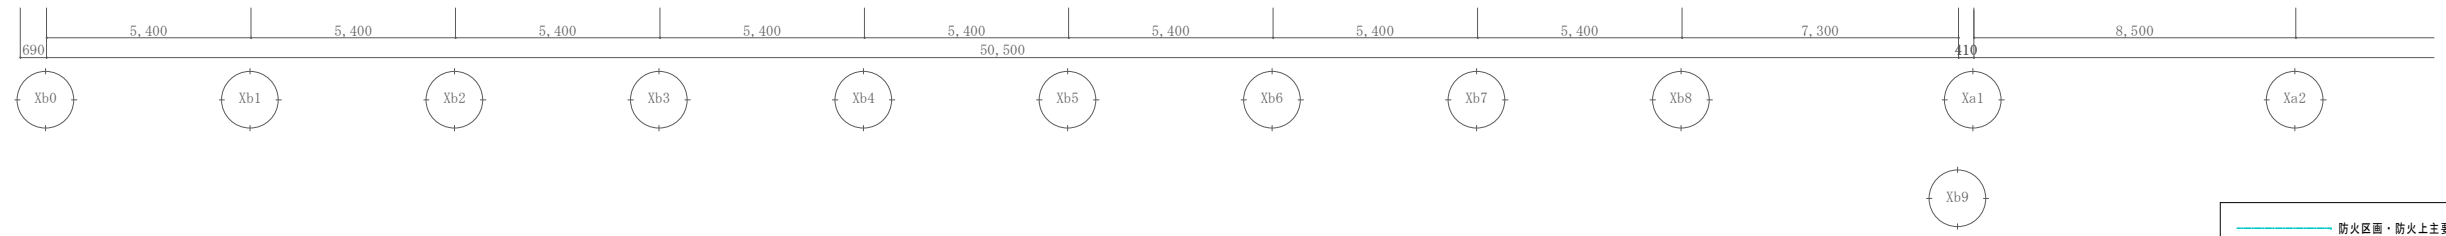

防火区画・防火上主要な間仕切り



※防火区画の区画貫通処理は下記の工法を使用する。
【防火措置材工法】
国土交通大臣認定番号
・PS060 WL-0866-1
・PS060 WL-0436
・PS060 WL-0293
・PS060 FL-0682


屋内運動場棟 ← → 校舎棟

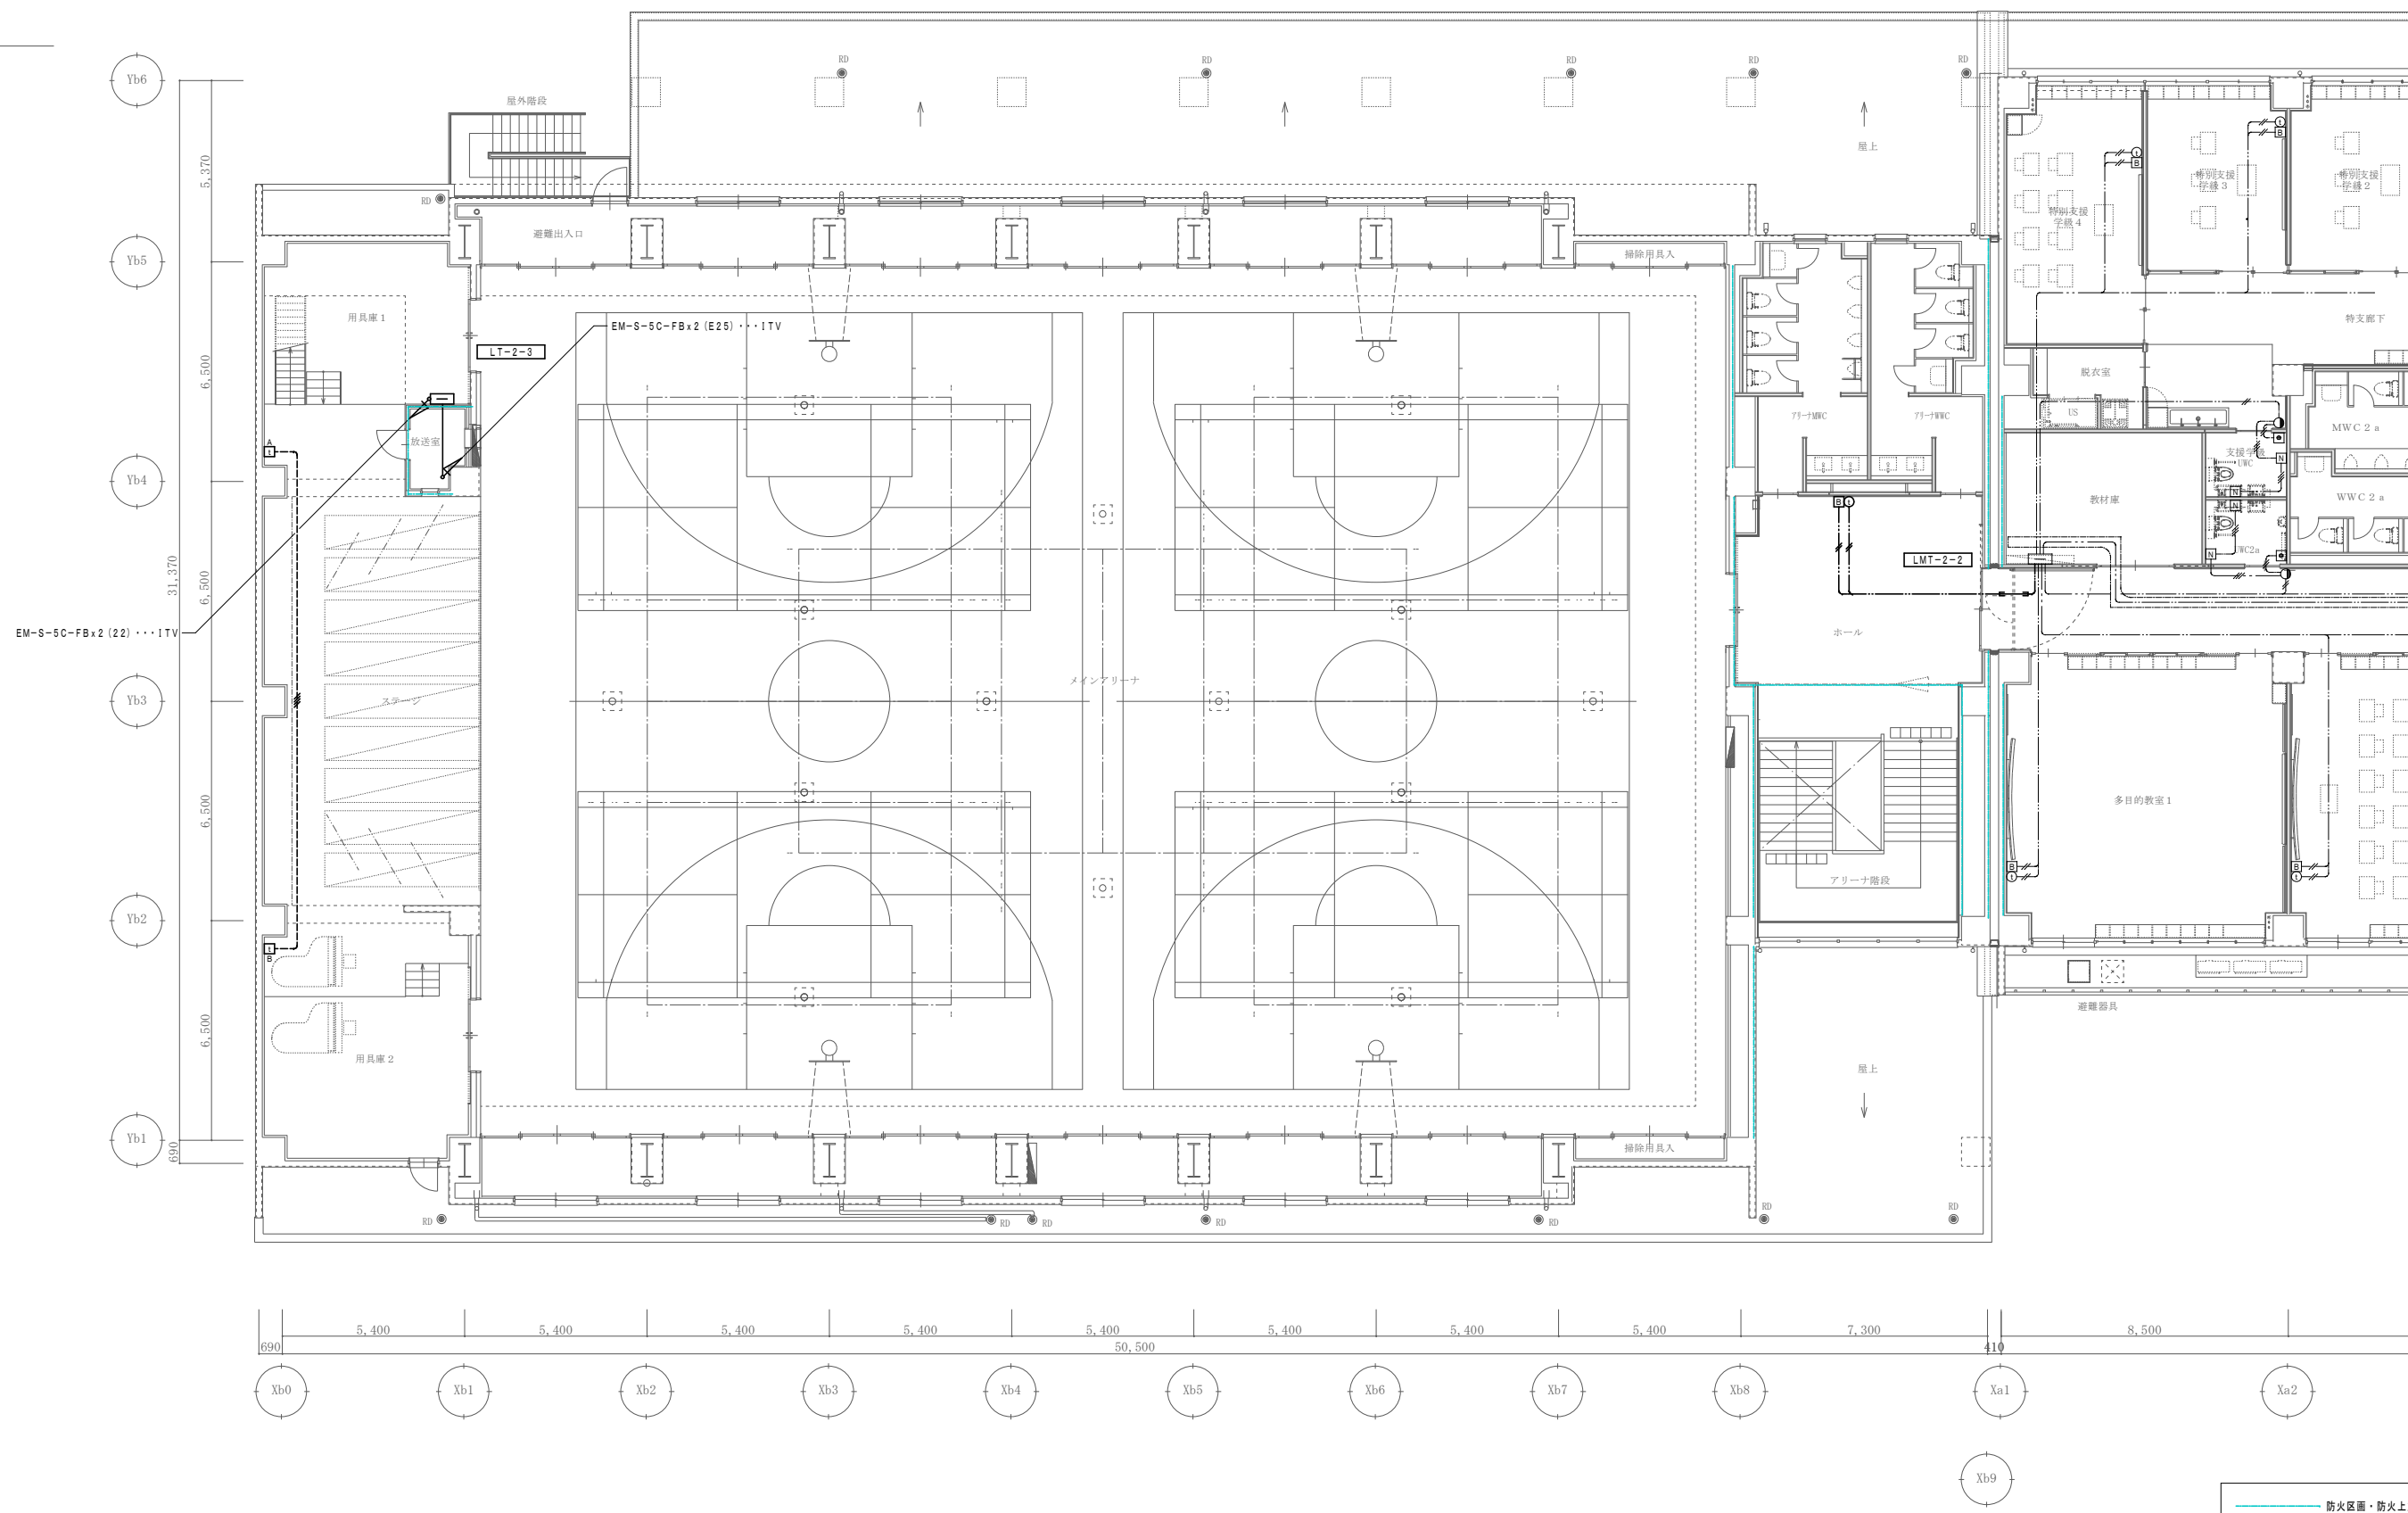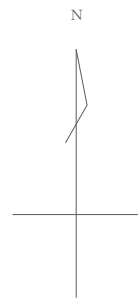


防火区画・防火上主要な間仕切り

※防火区画の区画貫通処理は下記の工法を使用する。
【防火措置材工法】
国土交通大臣認定番号
・PS060 WL-0866-1
・PS060 WL-0436
・PS060 WL-0293
・PS060 FL-0682

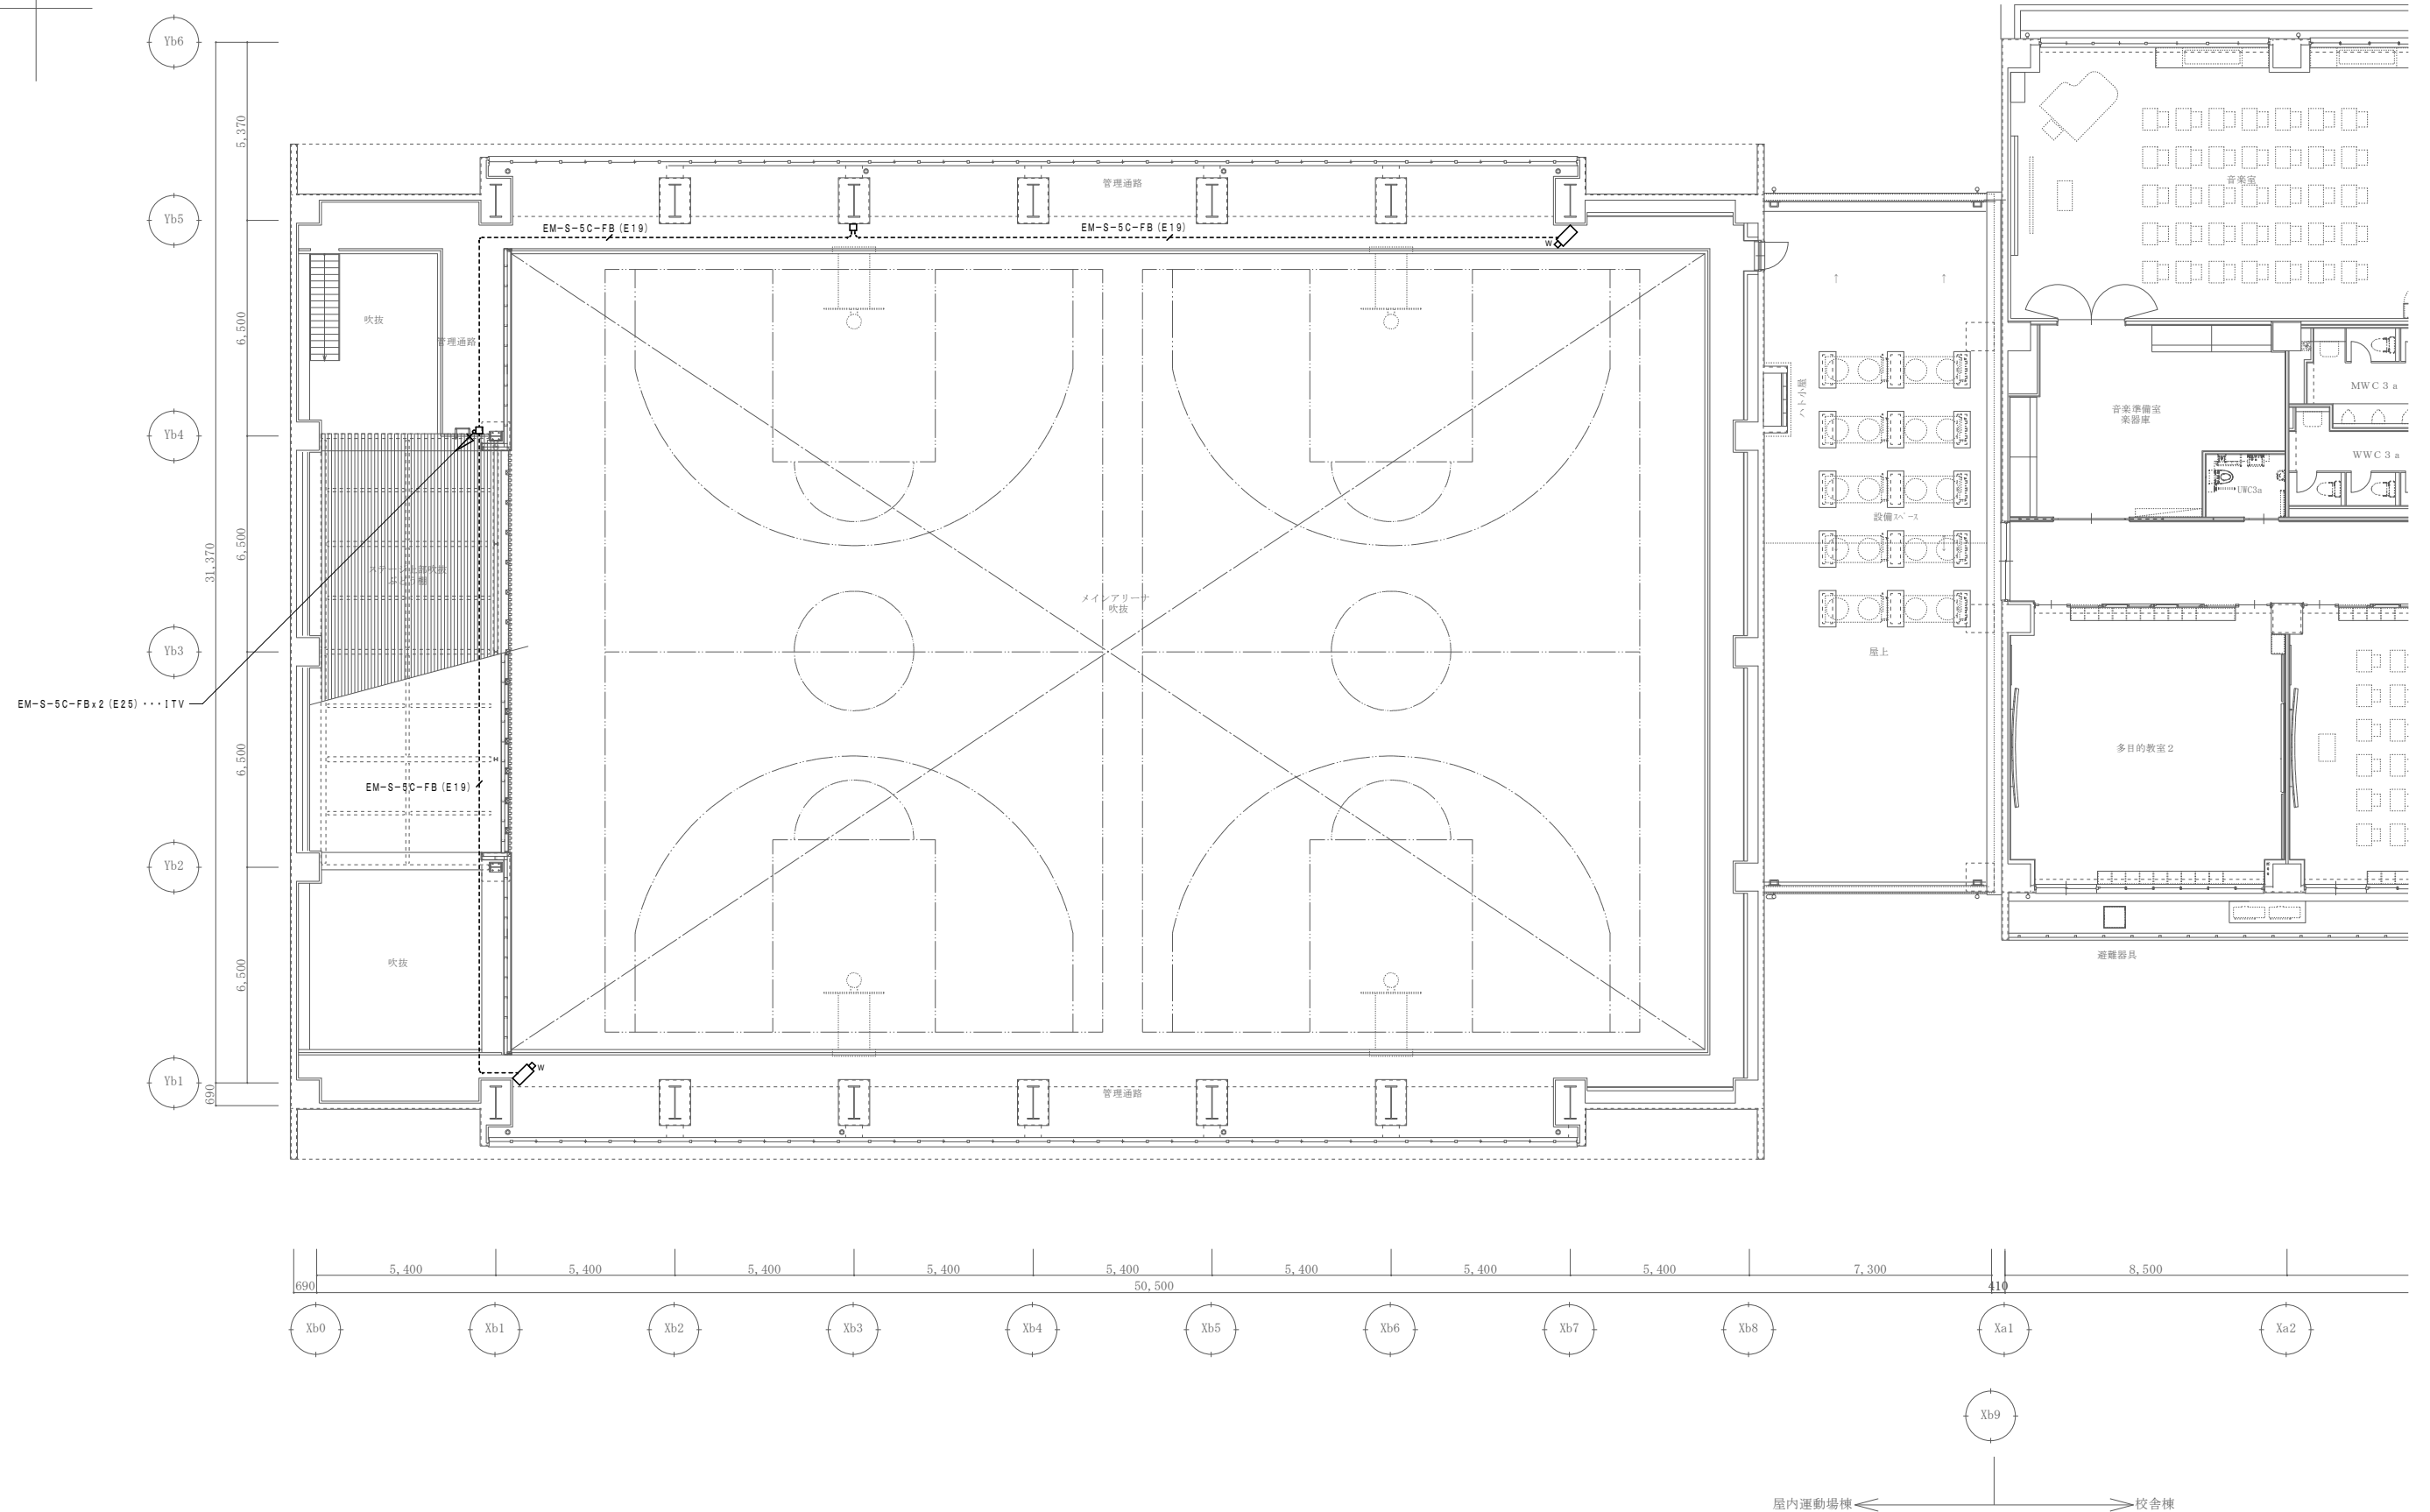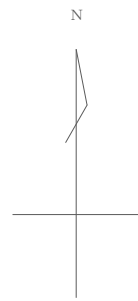

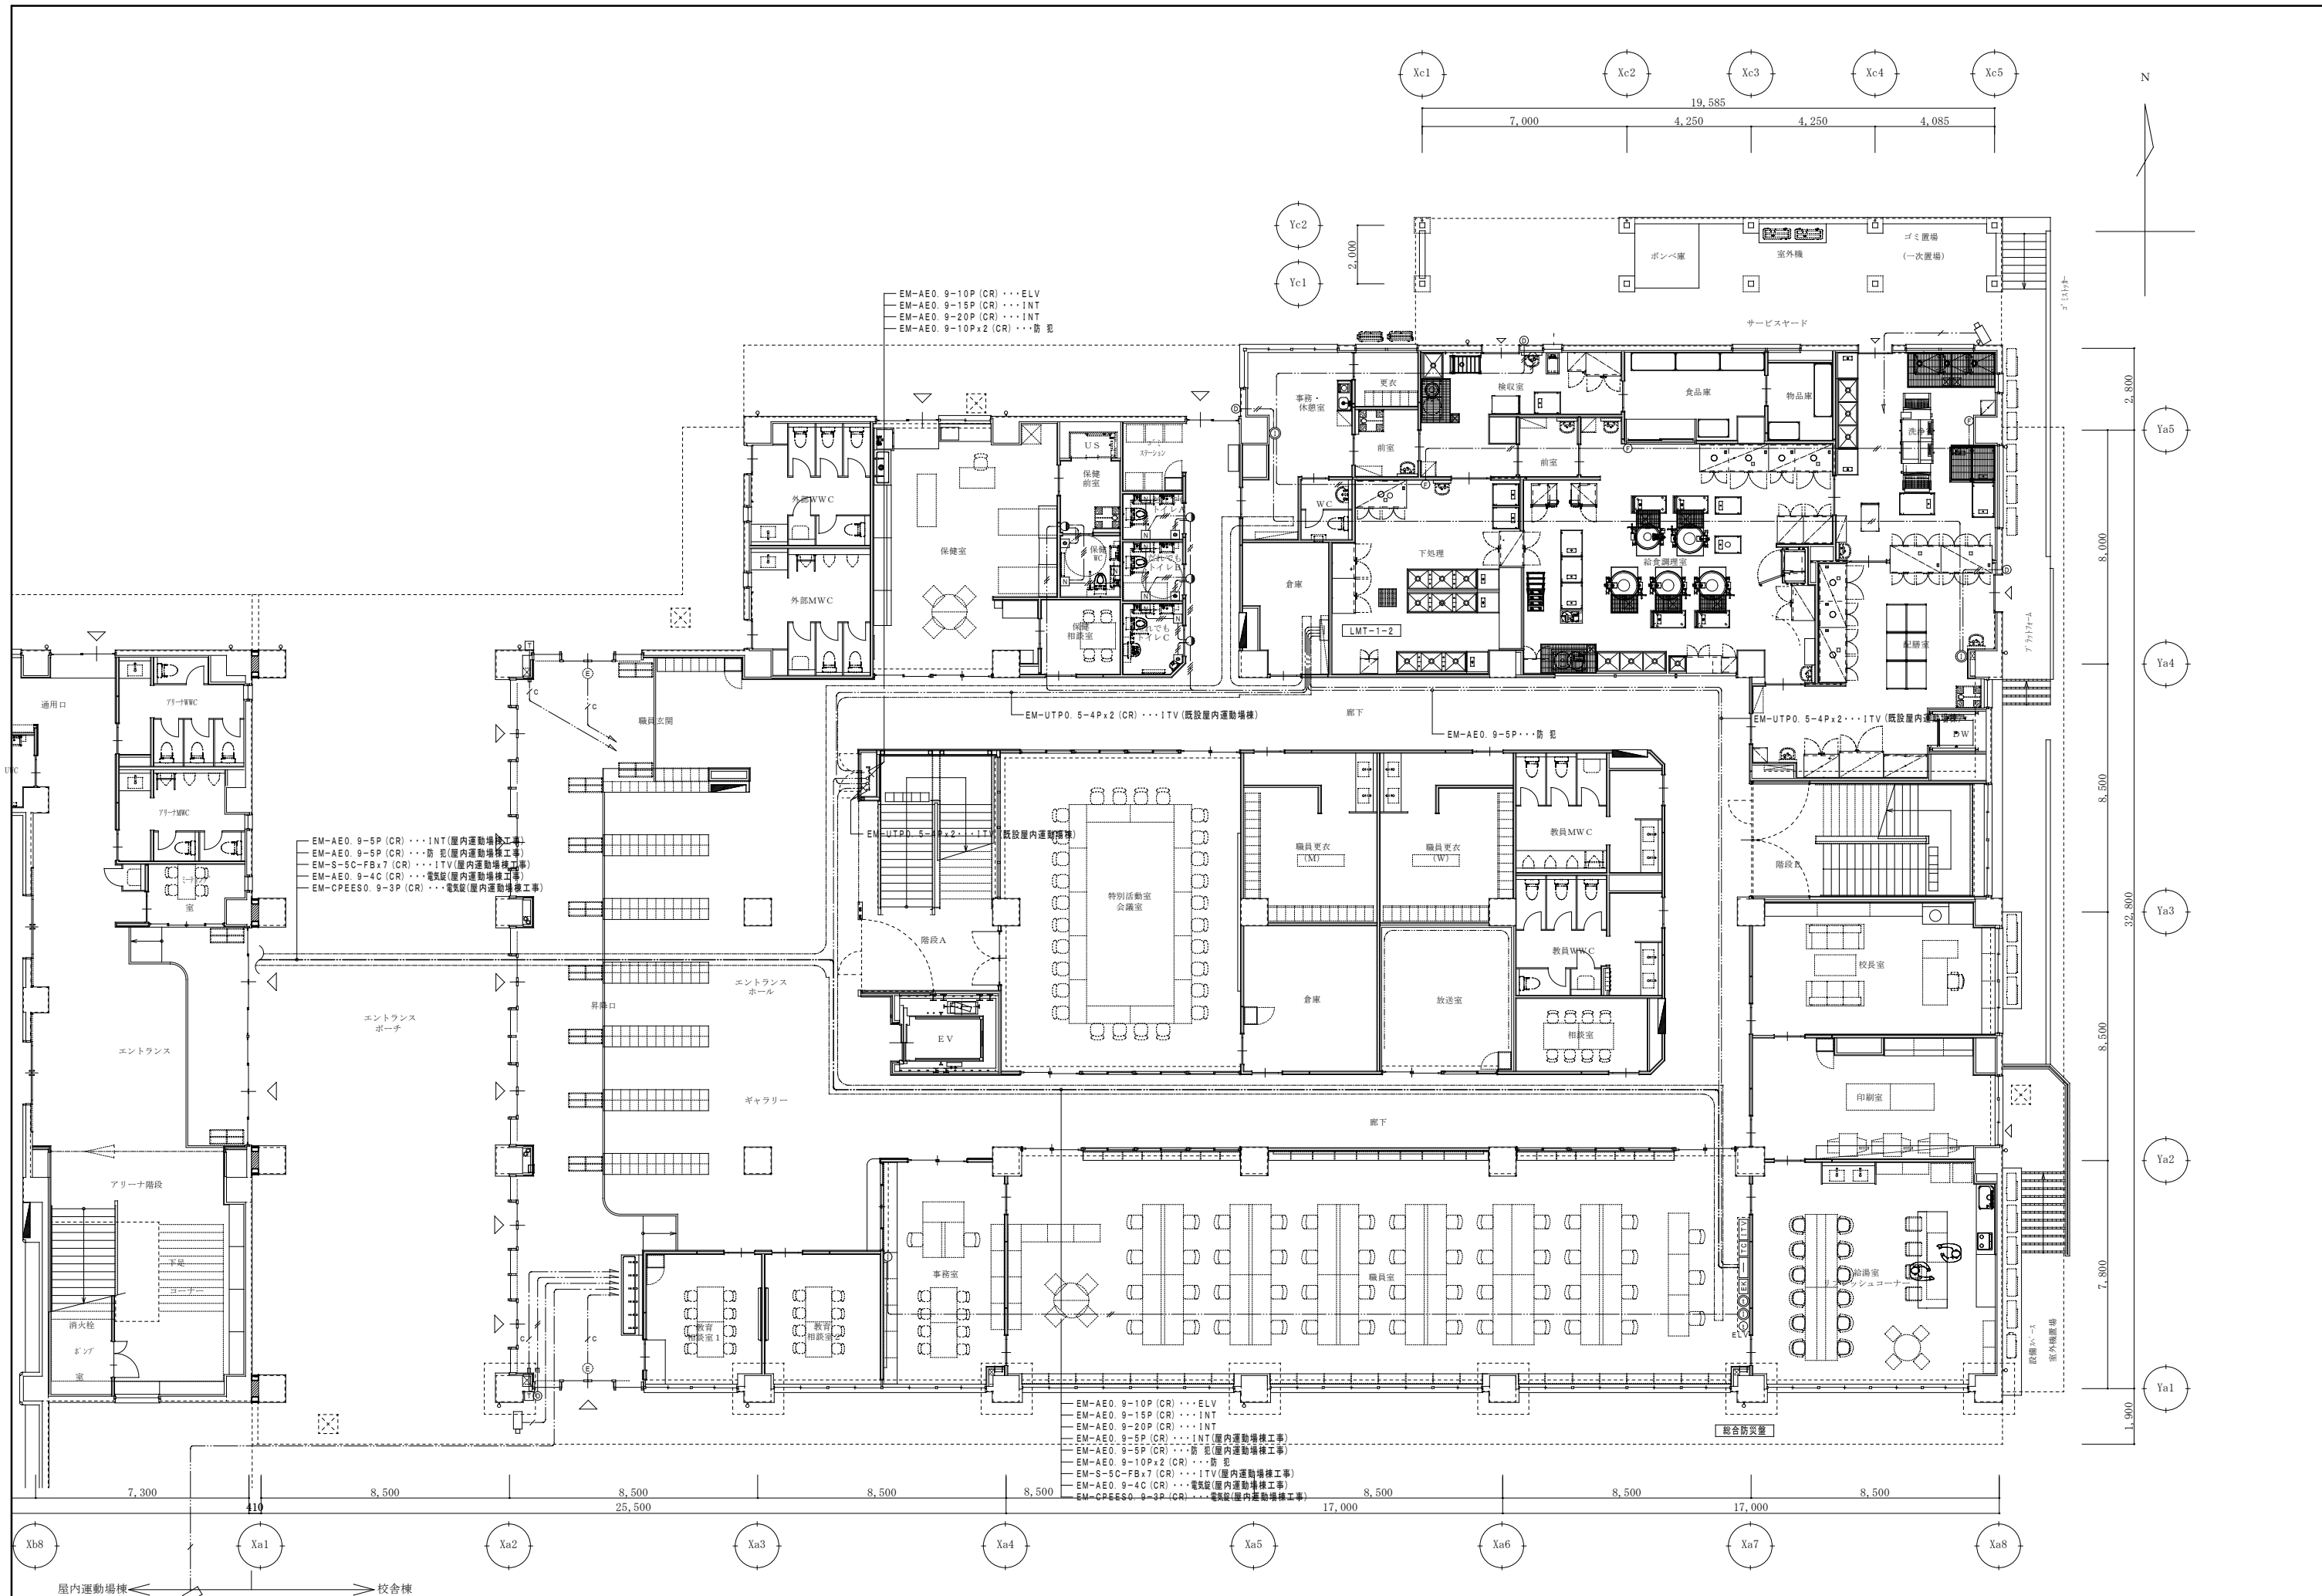

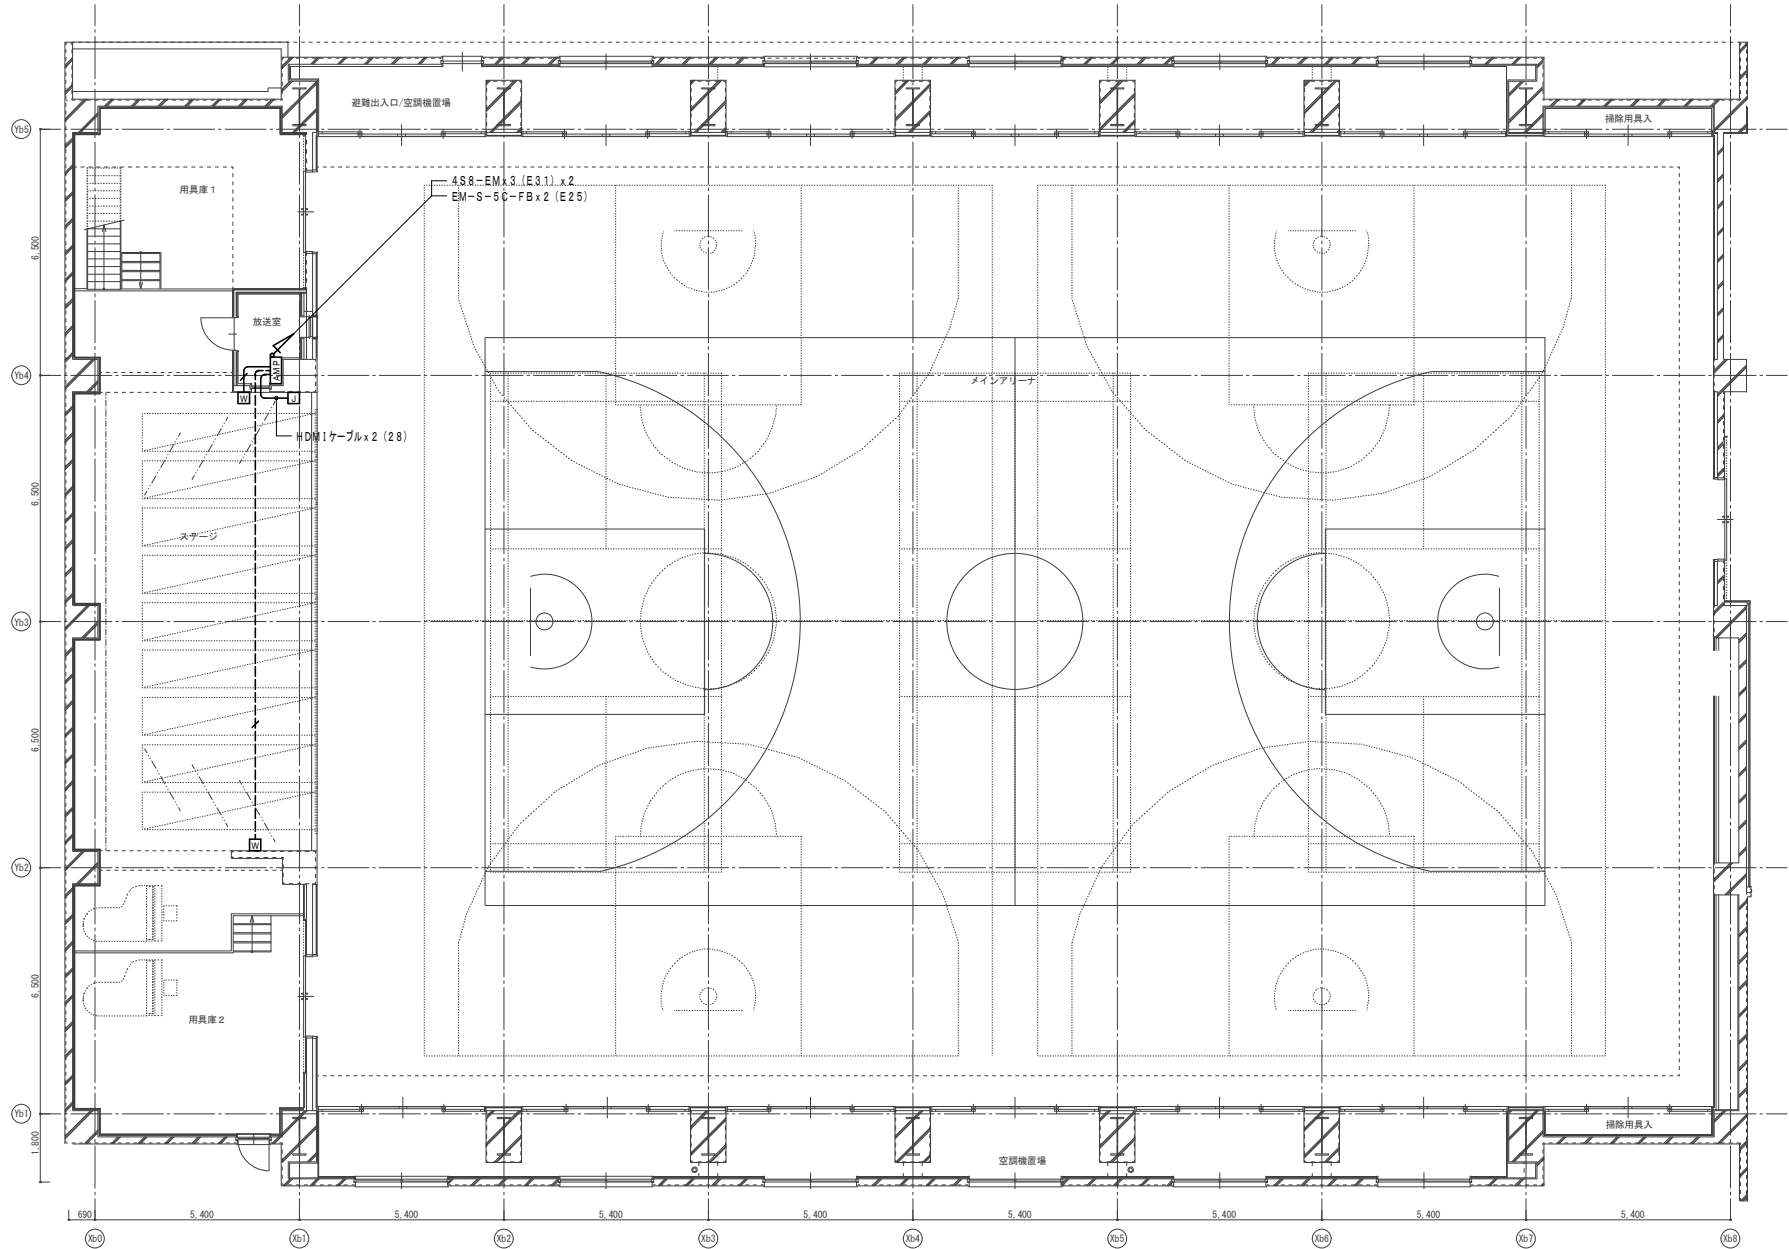


凡 例

記 号	名 称	備 考
AMP	AVラック	木製ラック
■	メインスピーカー	壁掛型 防球構造
□	サブスピーカー	壁掛型 防球構造
○	ワイヤレスアンテナ	壁付 ガード付
□	PC・VP接続プレート	壁付 ガード付
■	フルボックス	
—	配管配線	天井いんべい
- - -	配管配線	床いんべい
—	配管配線	露出配管


注 記

1. 特記なき配管配線は下記とする。

—	EM-S-5C-FB	(PF16) (E19)
—S	4S8-EM	(PF16) (E19)

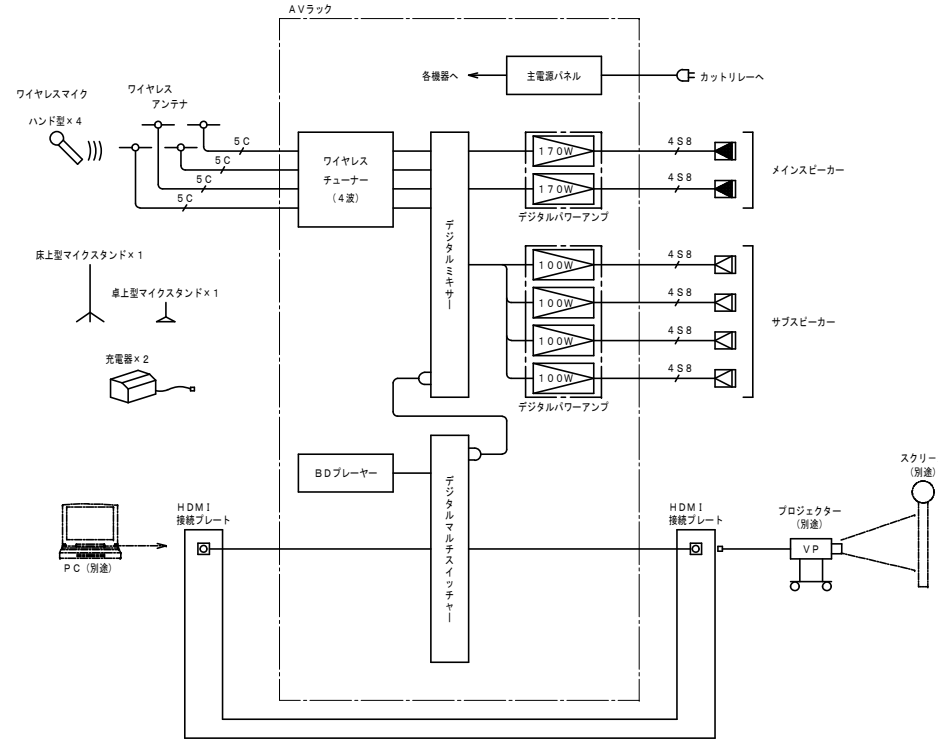


AMP AVラック

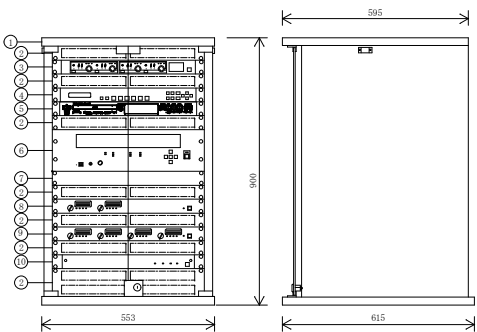

電源	AC100V 50/60Hz
1: 木製ラック	
2: 通気パネル	
3: ワイヤレスチューナー (4波)	
入力	アンテナ×4、ミキシング×1
出力	単独×4、ミキシング×1
受信方式	ダイバシティ受信方式
受信周波数	800MHz帯
チューナーユニット	4波実装済 (最大4波)

4: デジタルマルチスイッチャー	
映像入力	5ch (HDMI×4、DVI-I×1)
音声入力	デジタル: 5ch (HDMI×4、DVI-I×1) アナログ: 3ch (ターミナルブロック)
映像・音声出力	HDMI/DVI、HDBaseT、アナログ音声1ch 機能 スキャンコンバーター、外部制御、プリセットメモリー
5: BDプレーヤー	
再生可能メディア	ブルーレイ、DVD、CD、USB、SD、SDHC
出力端子	HDMI出力1、デジタル音声出力 (同軸) ×1 アナログ音声 (バランス/アンバランス) 7.1ch: RCAピンジャック × 8
6: デジタルミキサー	
入出力	4～最大32チャンネルまで増設可 (モジュール追加)
周波数特性	20Hz～20kHz
マトリクス	入力部: 最大34チャンネル×24バス 出力部: 最大44バス×32チャンネル
ハウリング抑制機能	12フィルター (オート+ダイナミック)
オートミキシング機能	ダucker (オートミュート)、NOMアッテネーション イコライザー/フィルター、ディレイ、コンプレッサー
LAN	10BASE-T/100BASE-TX、TCP/IP
その他	RS-232C制御、プリセットメモリー: 32
7: ブランクパネル	
8: デジタルパワーアンプ170W×2	
増幅方式	D級増幅方式 (デジタルアンプ)
定格出力	250W×2 (4Ω)、170W×2 (8Ω) BRIDGE: 500W×1 (8Ω)
周波数特性	20Hz～20kHz
その他	各チャンネルに独立した電源部を搭載、保護回路付
9: デジタルパワーアンプ100W×4	
増幅方式	D級増幅方式 (デジタルアンプ)
定格出力	150W×4 (4Ω)、100W×4 (8Ω) BRIDGE: 300W×2 (8Ω)
周波数特性	20Hz～20kHz
その他	各チャンネルに独立した電源部を搭載、保護回路付
10: 主電源パネル	
ACコンセント	通動: A系統×6、B系統×6、非通動: 2
最大定格電流	1系統あたり: 15A
リモート	入力、出力

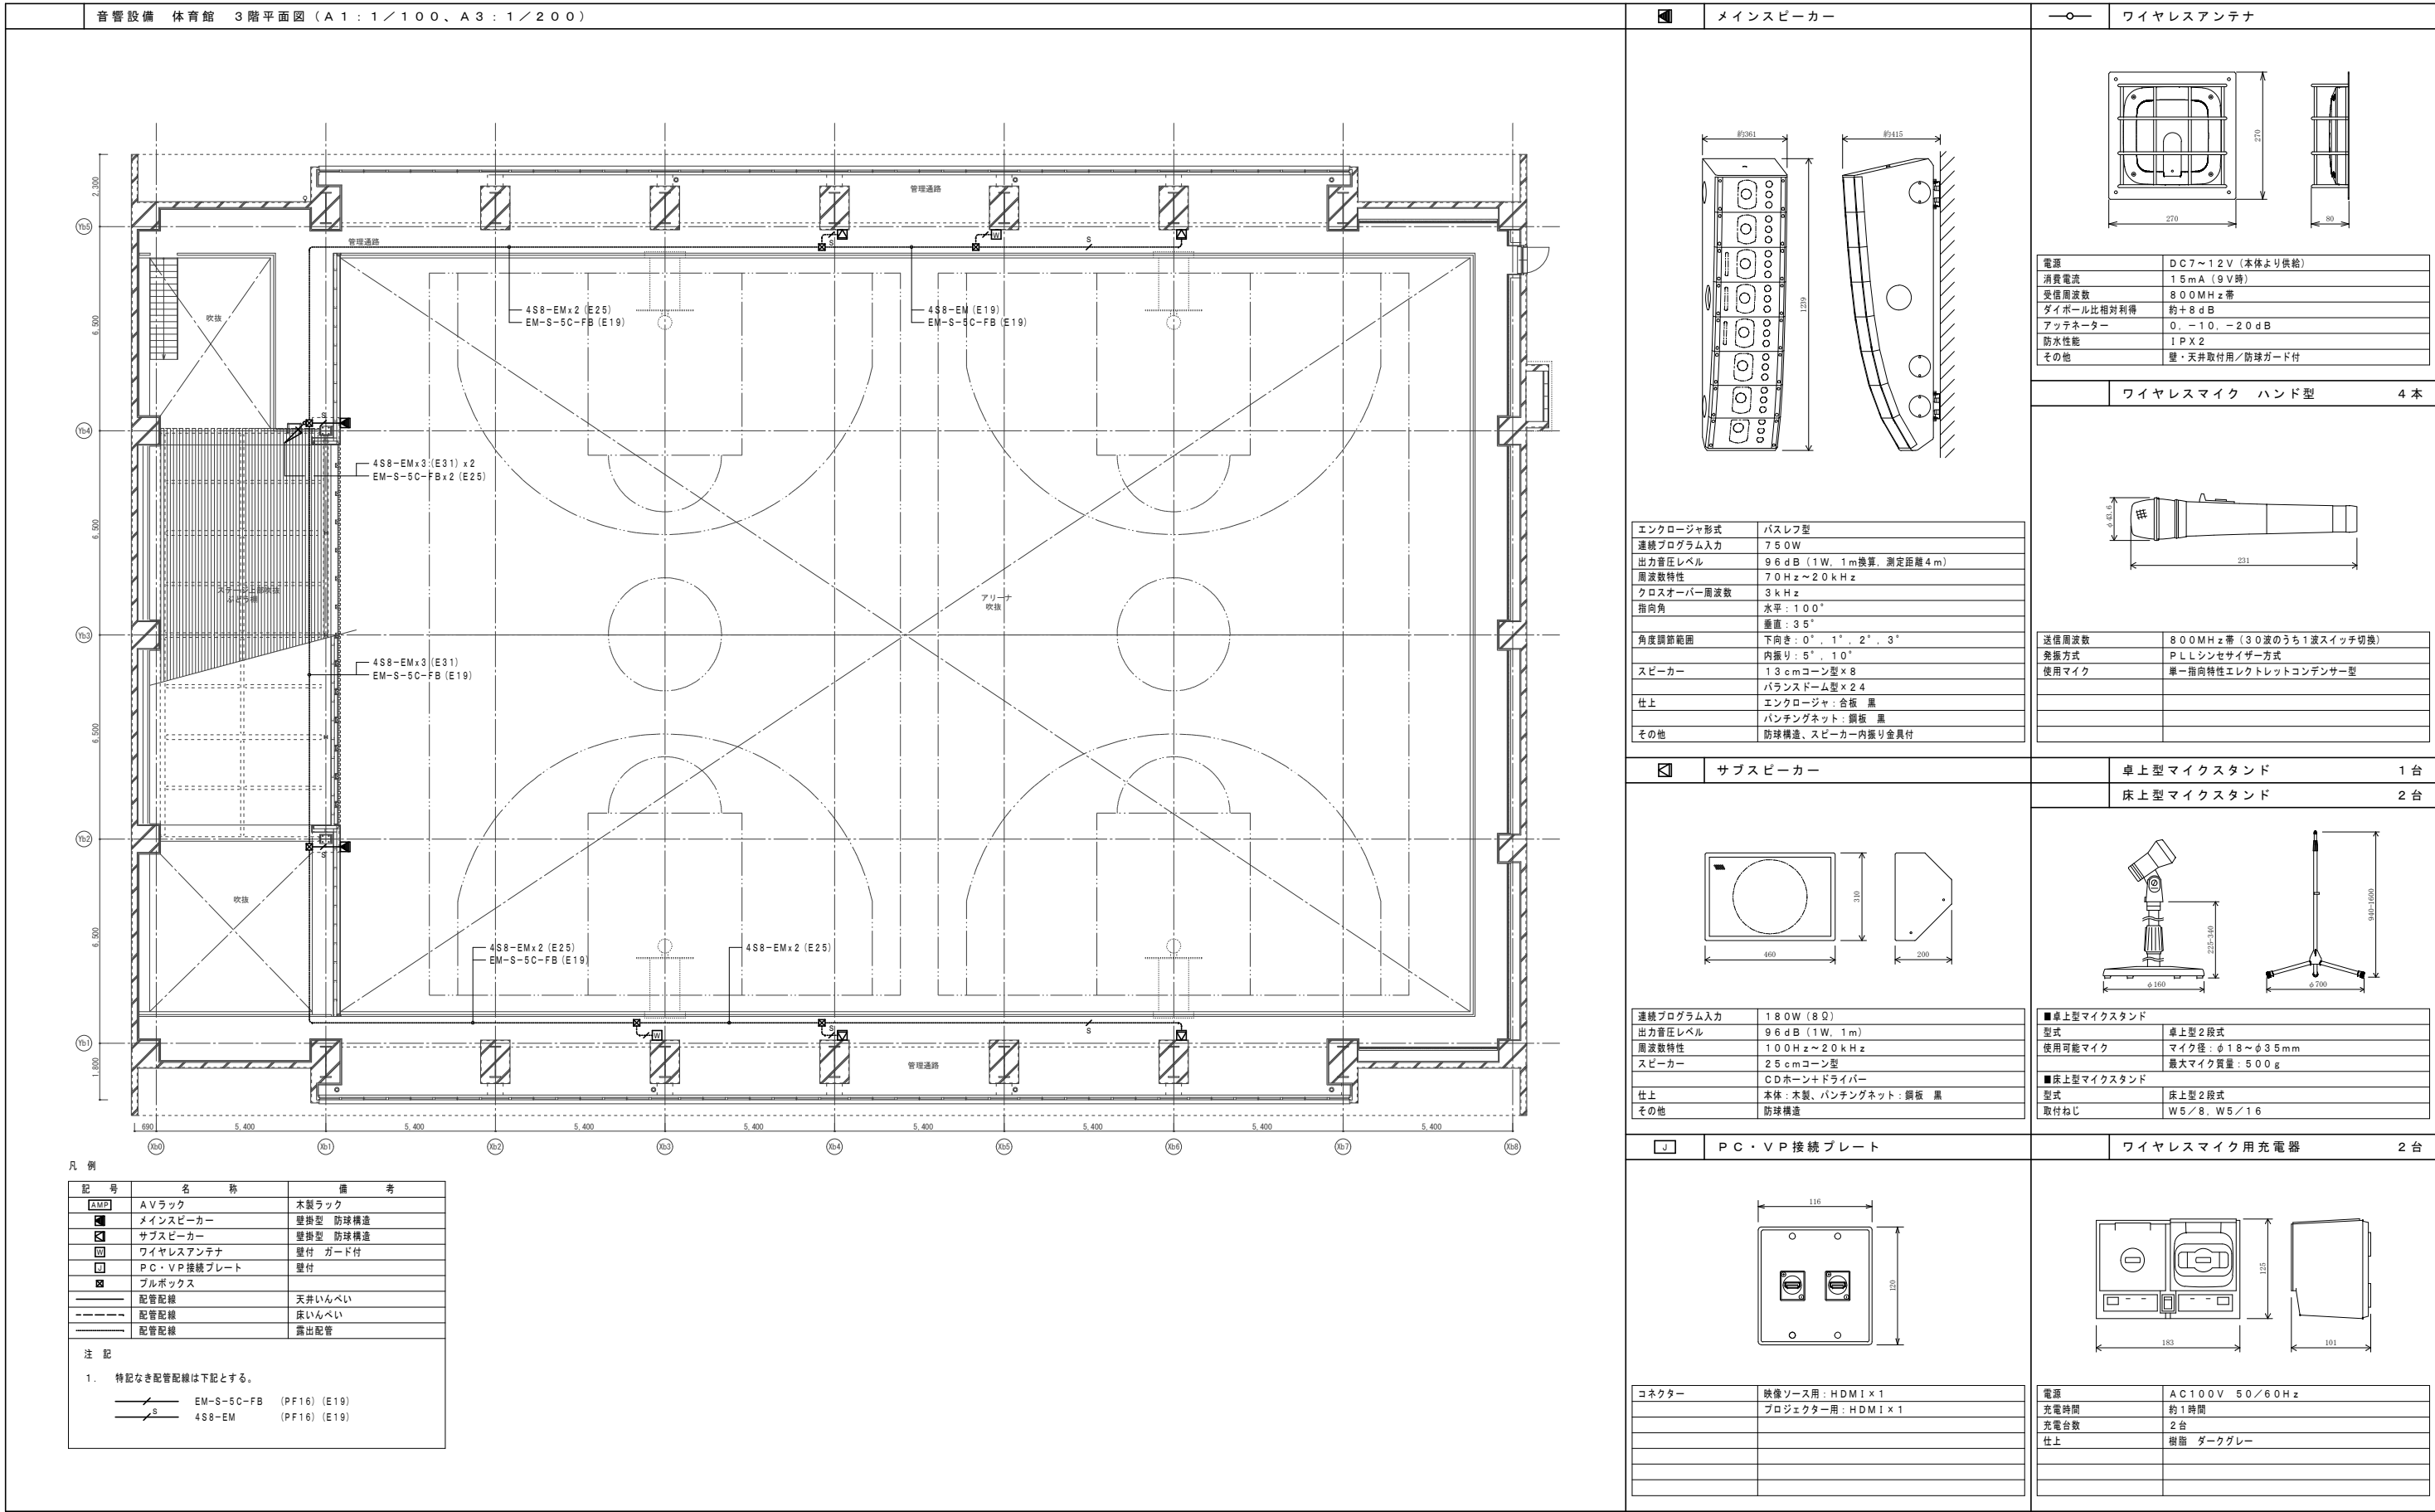

凡 例

記 号	名 称	備 考
	複 合 盤	仕様注記参照
	表 示 機	仕様注記参照
	非 常 放 送 アンプ	(非常放送設備工事)
	エ レ ベータ 制 御 盤	(設備工事)
	電 気 旋 制 御 盤	(設備工事)
	機 器 収 容 箱	易操作性1号消火栓内蔵
	機 器 収 容 箱	易操作性1号消火栓内蔵、ガード付
	P 型 発 信 機	1級、リング型表示灯 (AC24V、LED) 付
	終 端 抵 抗	10KΩ
	差 動 式 スポット型 感 知 器	2種
	差 動 式 スポット型 感 知 器	2種、ガード付
	差 動 式 スポット型 感 知 器	2種、防水型
	定 温 式 スポット型 感 知 器	1種、75℃、防水型
	定 温 式 スポット型 感 知 器	特種、65℃
	定 温 式 スポット型 感 知 器	特種、65℃、防水型
	光 電 式 スポット型 煙 感 知 器	2種、非警報型
	光 電 式 スポット型 煙 感 知 器	2種、非警報型、ガード付
	光 電 式 スポット型 煙 感 知 器	2種、非警報型、点検BOX付
	差 動 式 分 布 型 感 知 器 の 検 出 部	2種、露出型、×2台収容
	差 動 式 分 布 型 感 知 器 の 検 出 部	2種、露出型、×3台収容
	差 動 式 分 布 型 感 知 器 の 検 出 部	2種、露出型、×4台収容
	空 気 管	自己支持型
	空 気 管	2.0m不足分
		配管にて保護

記 号	名 称	備 考
	光 電 式 スポット型 煙 感 知 器	3種、非警報型
	自 動 閉 鎖 装 置	DC24V、スクリーンシャッター用 (建築工事)
	自 動 閉 鎖 装 置	DC24V、0.05A、防火戸用
	連 動 中 継 器	タイマーリレー内蔵
	緊 急 遮 断 弁	(ガス工事)
	ガ ス 遮 断 弁 コントローラー	(ガス工事)
	ガ ス 漏 れ 検 知 器	LPガス用、AC100V、壁掛型、アダプター付
	移 報 器	表示灯電源供給用 40VA (制御盤組込)
	消 火 栓 ポンプ 制 御 盤	組込、屋内用 (衛生工事)
	ジ ョ ッ キー ポンプ 制 御 盤	(衛生工事)
	配 管 配 線	いんべい
	配 管 配 線	天井内転がし
	防 火 区 画 貫 通 信 所	
	立 上 げ 立 下 げ	配管・配線・ケーブル
	ジャンクション・プルボックス	
	警 戒 区 域 線	
	警 戒 区 域 番 号	火災表示用
	警 戒 区 域 番 号	火災表示用、階段用
	警 戒 区 域 番 号	火災表示用、ダムウエーター用
	警 戒 区 域 番 号	火災表示用、ELV用
	動 作 区 域 番 号	防火戸・防火防煙スクリーンシャッター用
	動 作 区 域 番 号	専用感知器連動用
	警 戒 区 域 番 号	ガス漏れ表示用




注 記




- 複合盤仕様
1) P型1級、壁掛型、窓式、主音響 (音声警報)・予備電源内蔵
番組式、自動断線警報機能付
2) 2、4型LCD表示
3) オプションメッセージ表示機能付
4) 操作無効機能付
5) 履歴リスト機能 (20、000件)
6) 表示内訳
・火災表示 既存 新設
・ジョッキープンプ故障表示 9 L 28 L
・屋内消火栓ポンプ故障表示 1 L
・屋内消火栓ポンプ水増減水表示 1 L
・易操作性1号消火栓開閉一括表示 1 L
・専用感知器表示 1 L
・防火戸閉鎖表示 1 L 4 L
・防火戸・防火防煙スクリーンシャッター閉鎖表示 3 L
・防火防煙スクリーンシャッター閉鎖表示 4 L
・ガス遮断弁閉鎖表示 2 L
・ガス漏れ警報表示 4 L
・予備 10 L
・計 10 L + 60 L = 70 L
7) 消火栓ポンプ始動表示 (1 L) は補助室内に表示する。
8) 専用感知器回線数 12 L
9) 諸表示部 (5 L標準装備)
10) 移報信号内訳
・非常放送アンプへ (無電圧、a 接点)
連動用火災信号 (7 L)
火災確定信号 (1 L)
・エレベータ制御盤へ火災代表信号移報 (無電圧、a 接点、1 L)
・電気旋制御盤へ火災代表信号移報 (無電圧、a 接点、1 L)
・ガス遮断弁コントローラー (2 台) へガス漏れ代表信号移報 (無電圧、a 接点、各1 L)
11) メッセージ表示機用移報 RS485×1系統 (最大31台接続可能)

- メッセージ表示機仕様は下記とする。
1) 壁掛型、主音響・予備電源内蔵
2) 電源: AC100V、50/60Hz
3) 表示方式: カラーLCD表示
・火災表示、端末機器作動、ガス漏れ警報表示 (場所情報含む)
3. 火災時の地区警報は、非常放送設備と連動スピーカからの音声警報にて行う。
感知器発報放送……感知器作動時、火災放送……発信機作動時
4. 防火防煙方式
防火戸、防火防煙スクリーンシャッターは専用感知器連動とする。
5. 煙感知器用点検ボックス (ELV用) について以下の工事区分はエレベータ工事とする。
・エレベータ連動停止スイッチ (取付 結線 試験含む)
・注意喚起シール (貼付け含む)
6. 特記なき機器収容箱 (消火設備内蔵) は10P配線処理端子付とする。
7. 特記なき配管配線は下記参照。

EM-AE: 警報用 (エコケーブル) EM-HP: 耐熱用 (エコケーブル)
10. 防火区画貫通信所は、国土交通大臣認定工法による。

項目	連動感知器番号	動作区域番号
1 F	1	1
	2	2
2 F	3	3
	4	4
	5	5
	6	6
3 F	7	7
	8	8
R F	9	9
	10	4 (2 F)・5 (2 F) 7 (3 F)・8 (3 F)
1 F	11	10
2 F	12	11

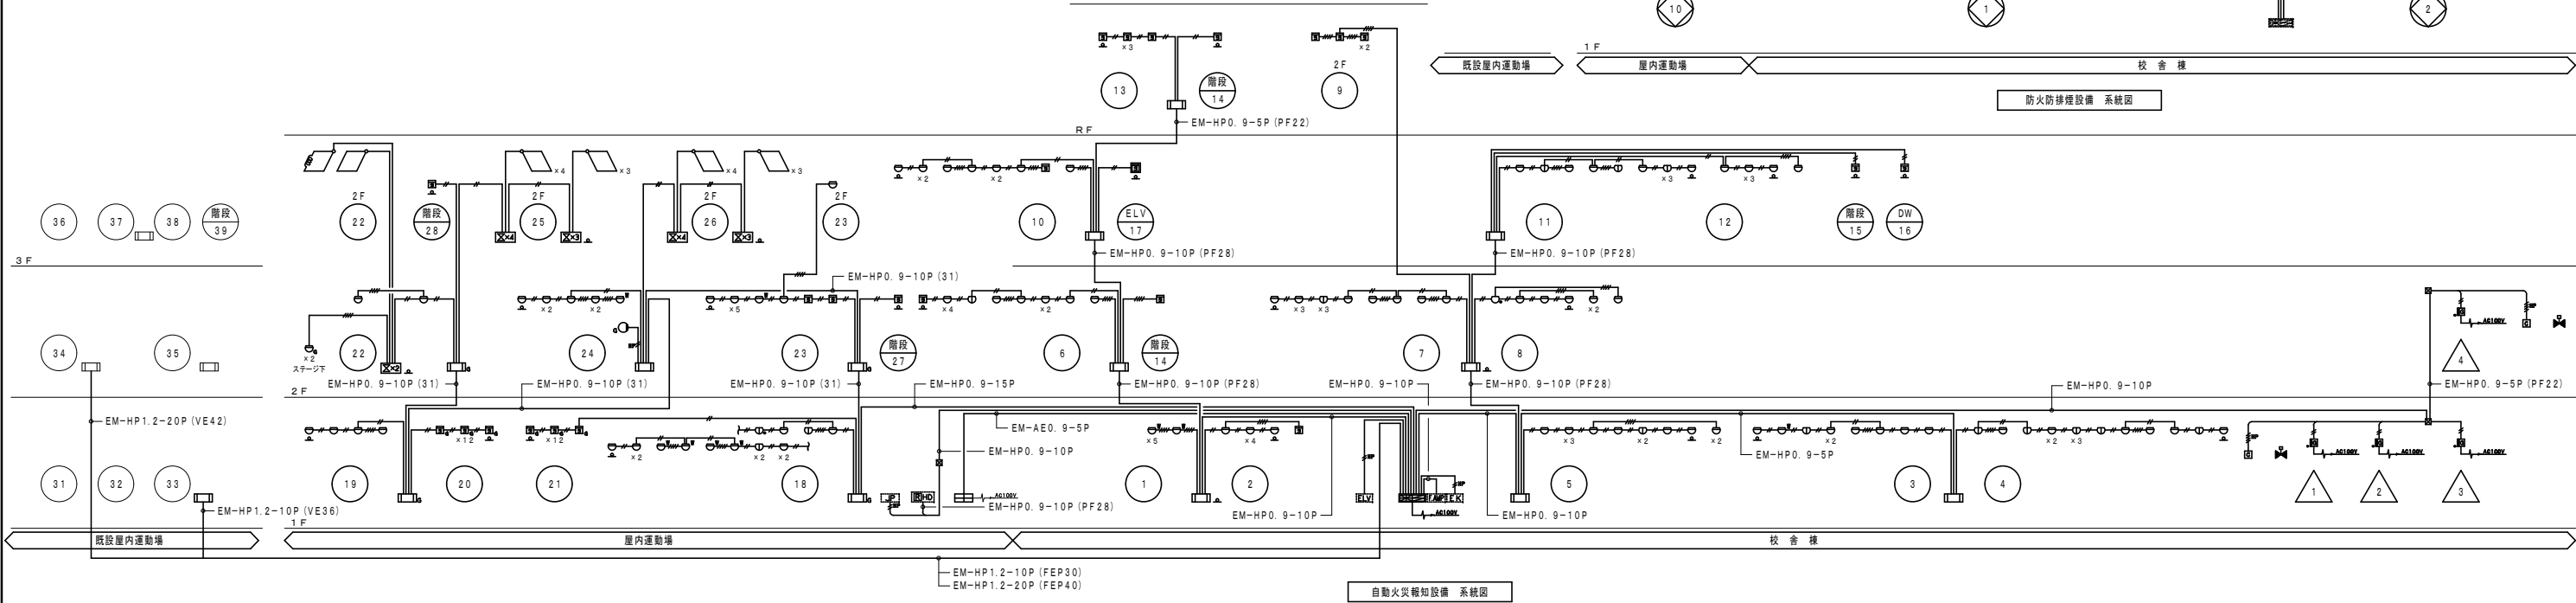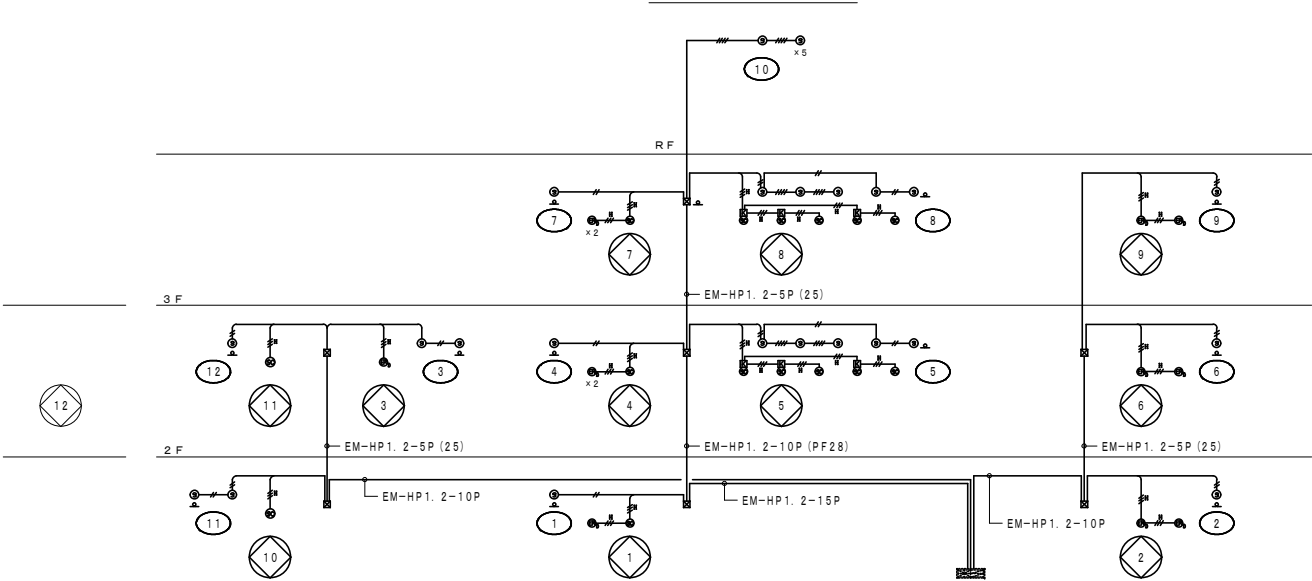
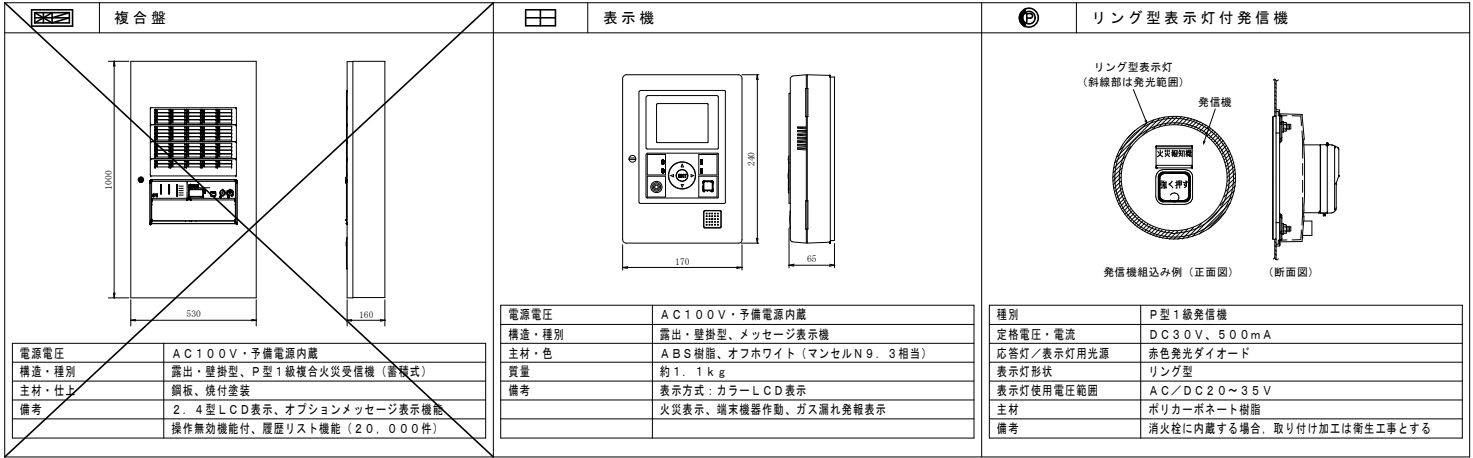


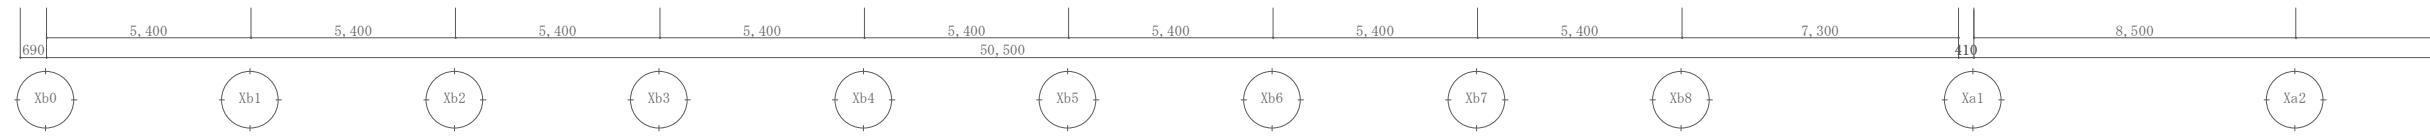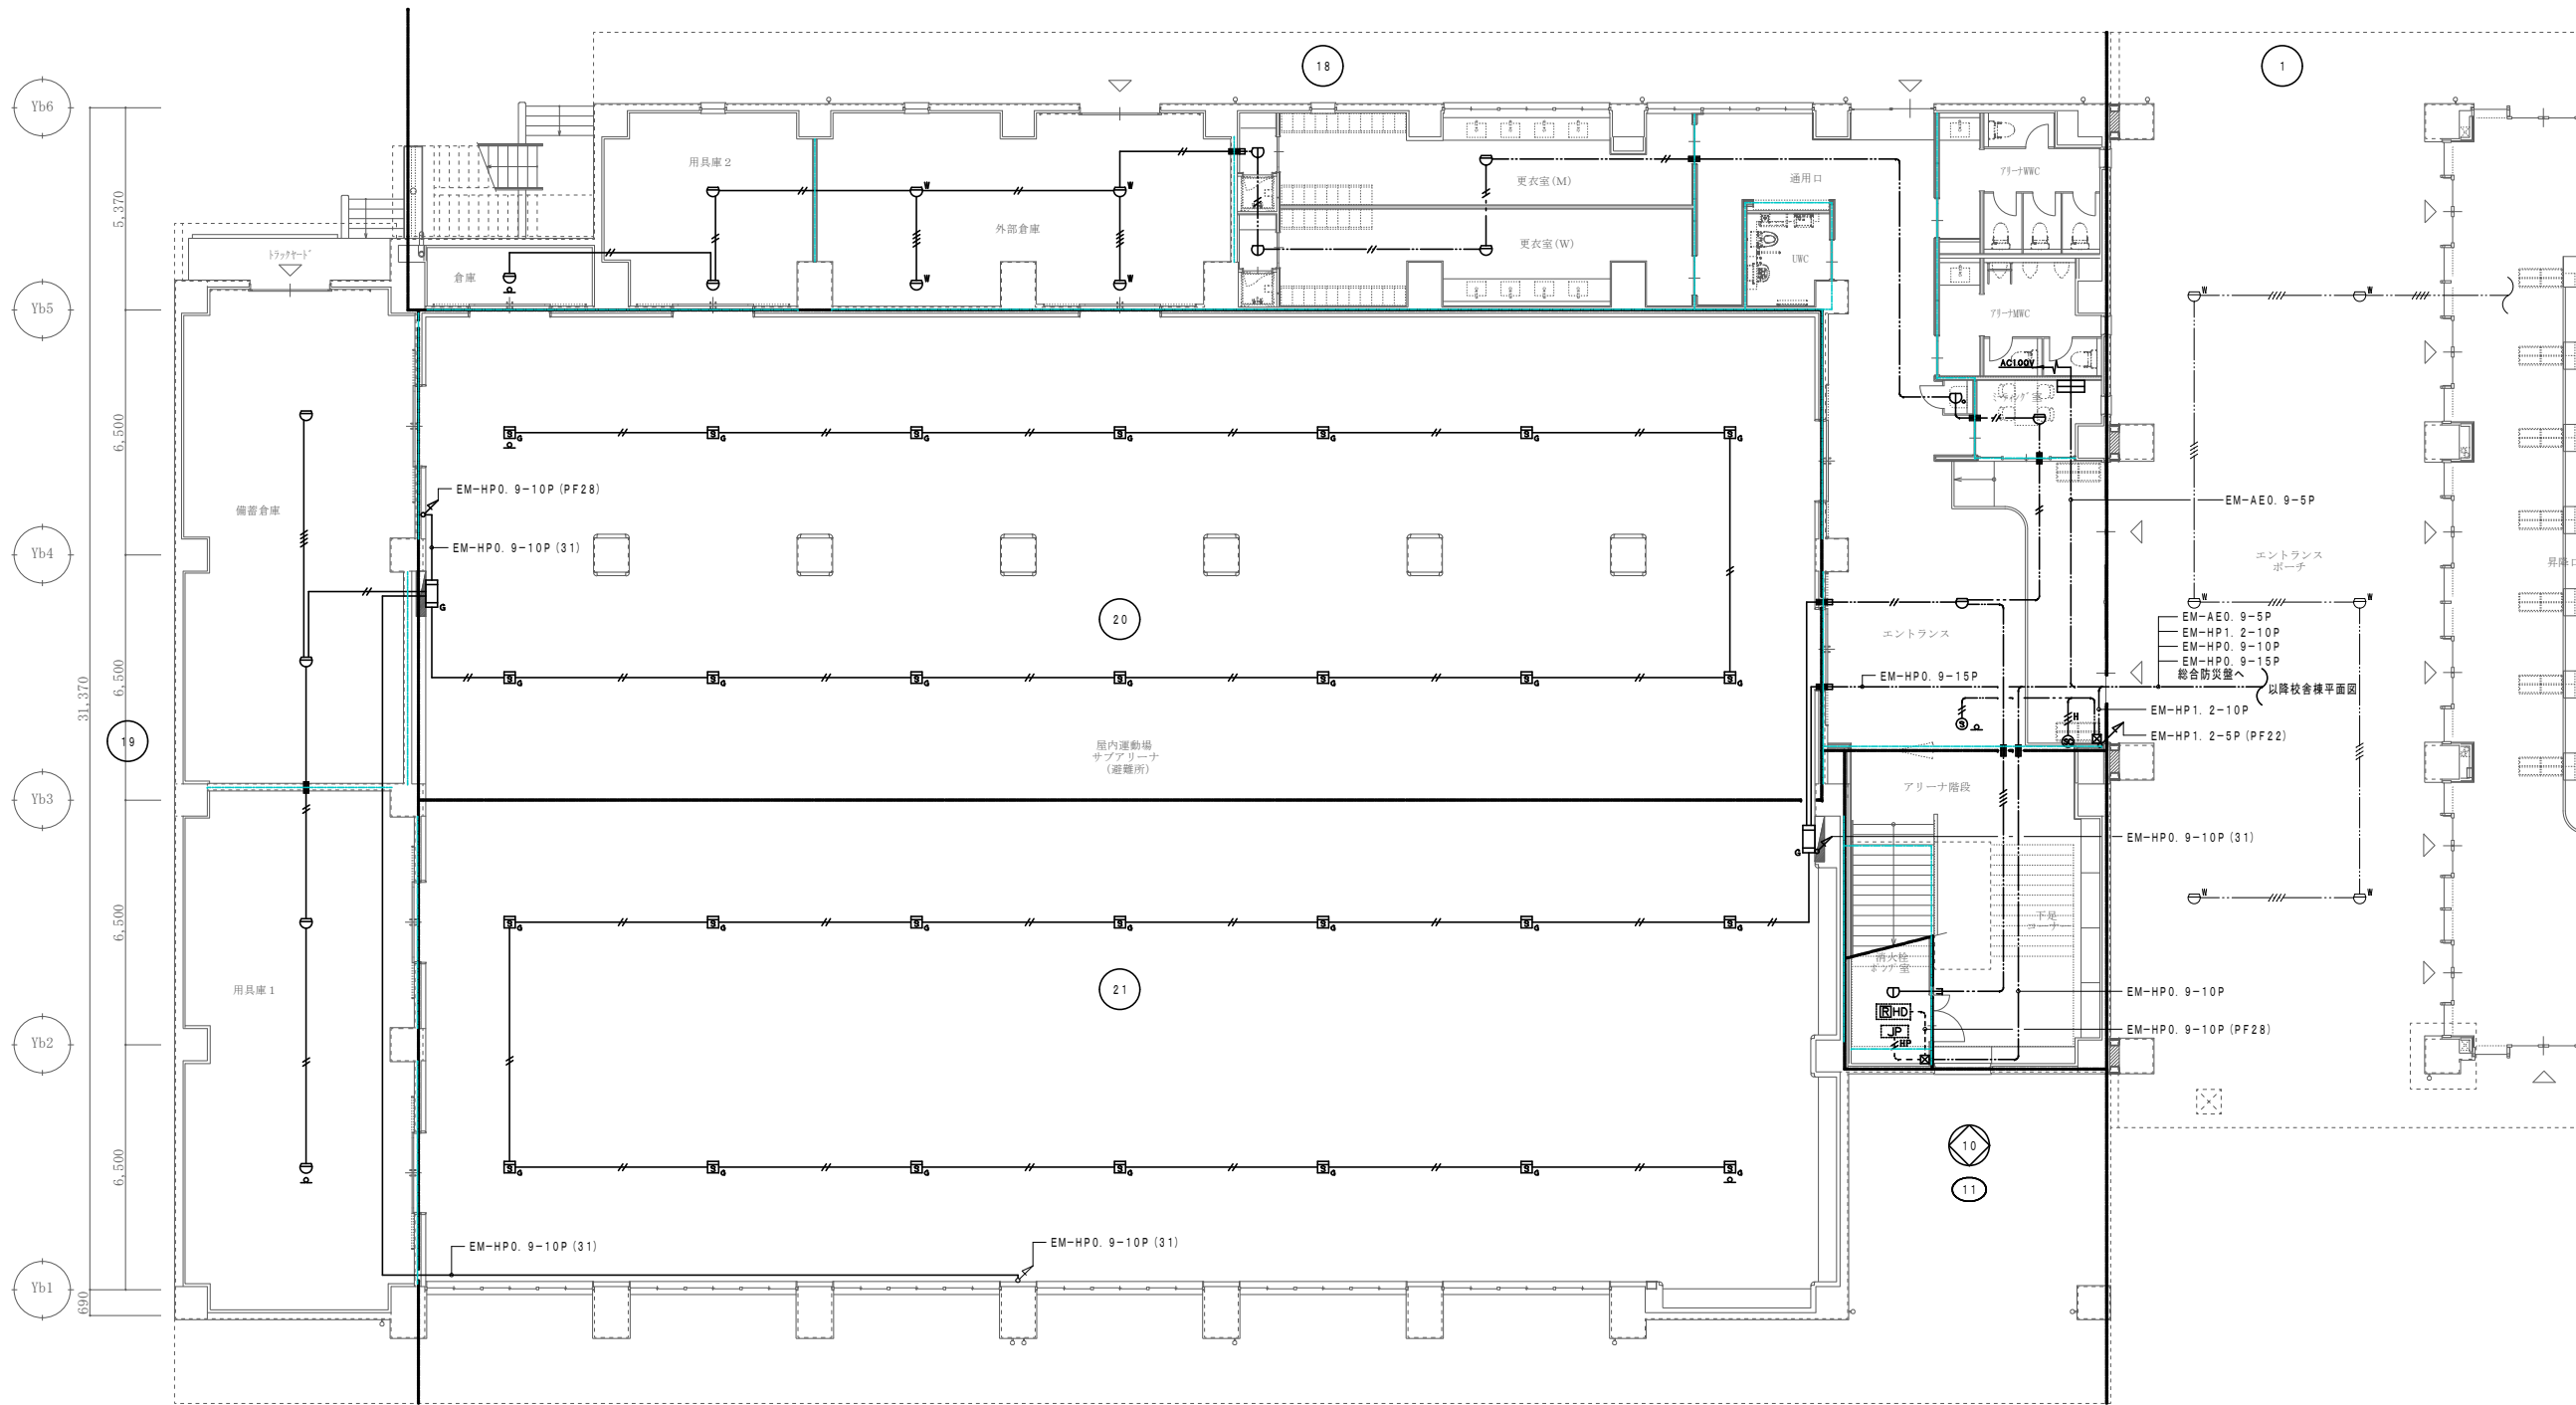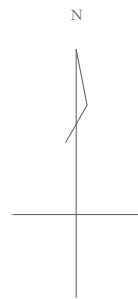

屋内運動場棟 ← → 校舎棟

防火区画・防火上主要な間仕切り

※防火区画の区画貫通処理は下記の工法を使用する。
【防火措置材工法】
国土交通大臣認定番号
・PS060 WL-0866-1
・PS060 WL-0436
・PS060 WL-0293
・PS060 FL-0682

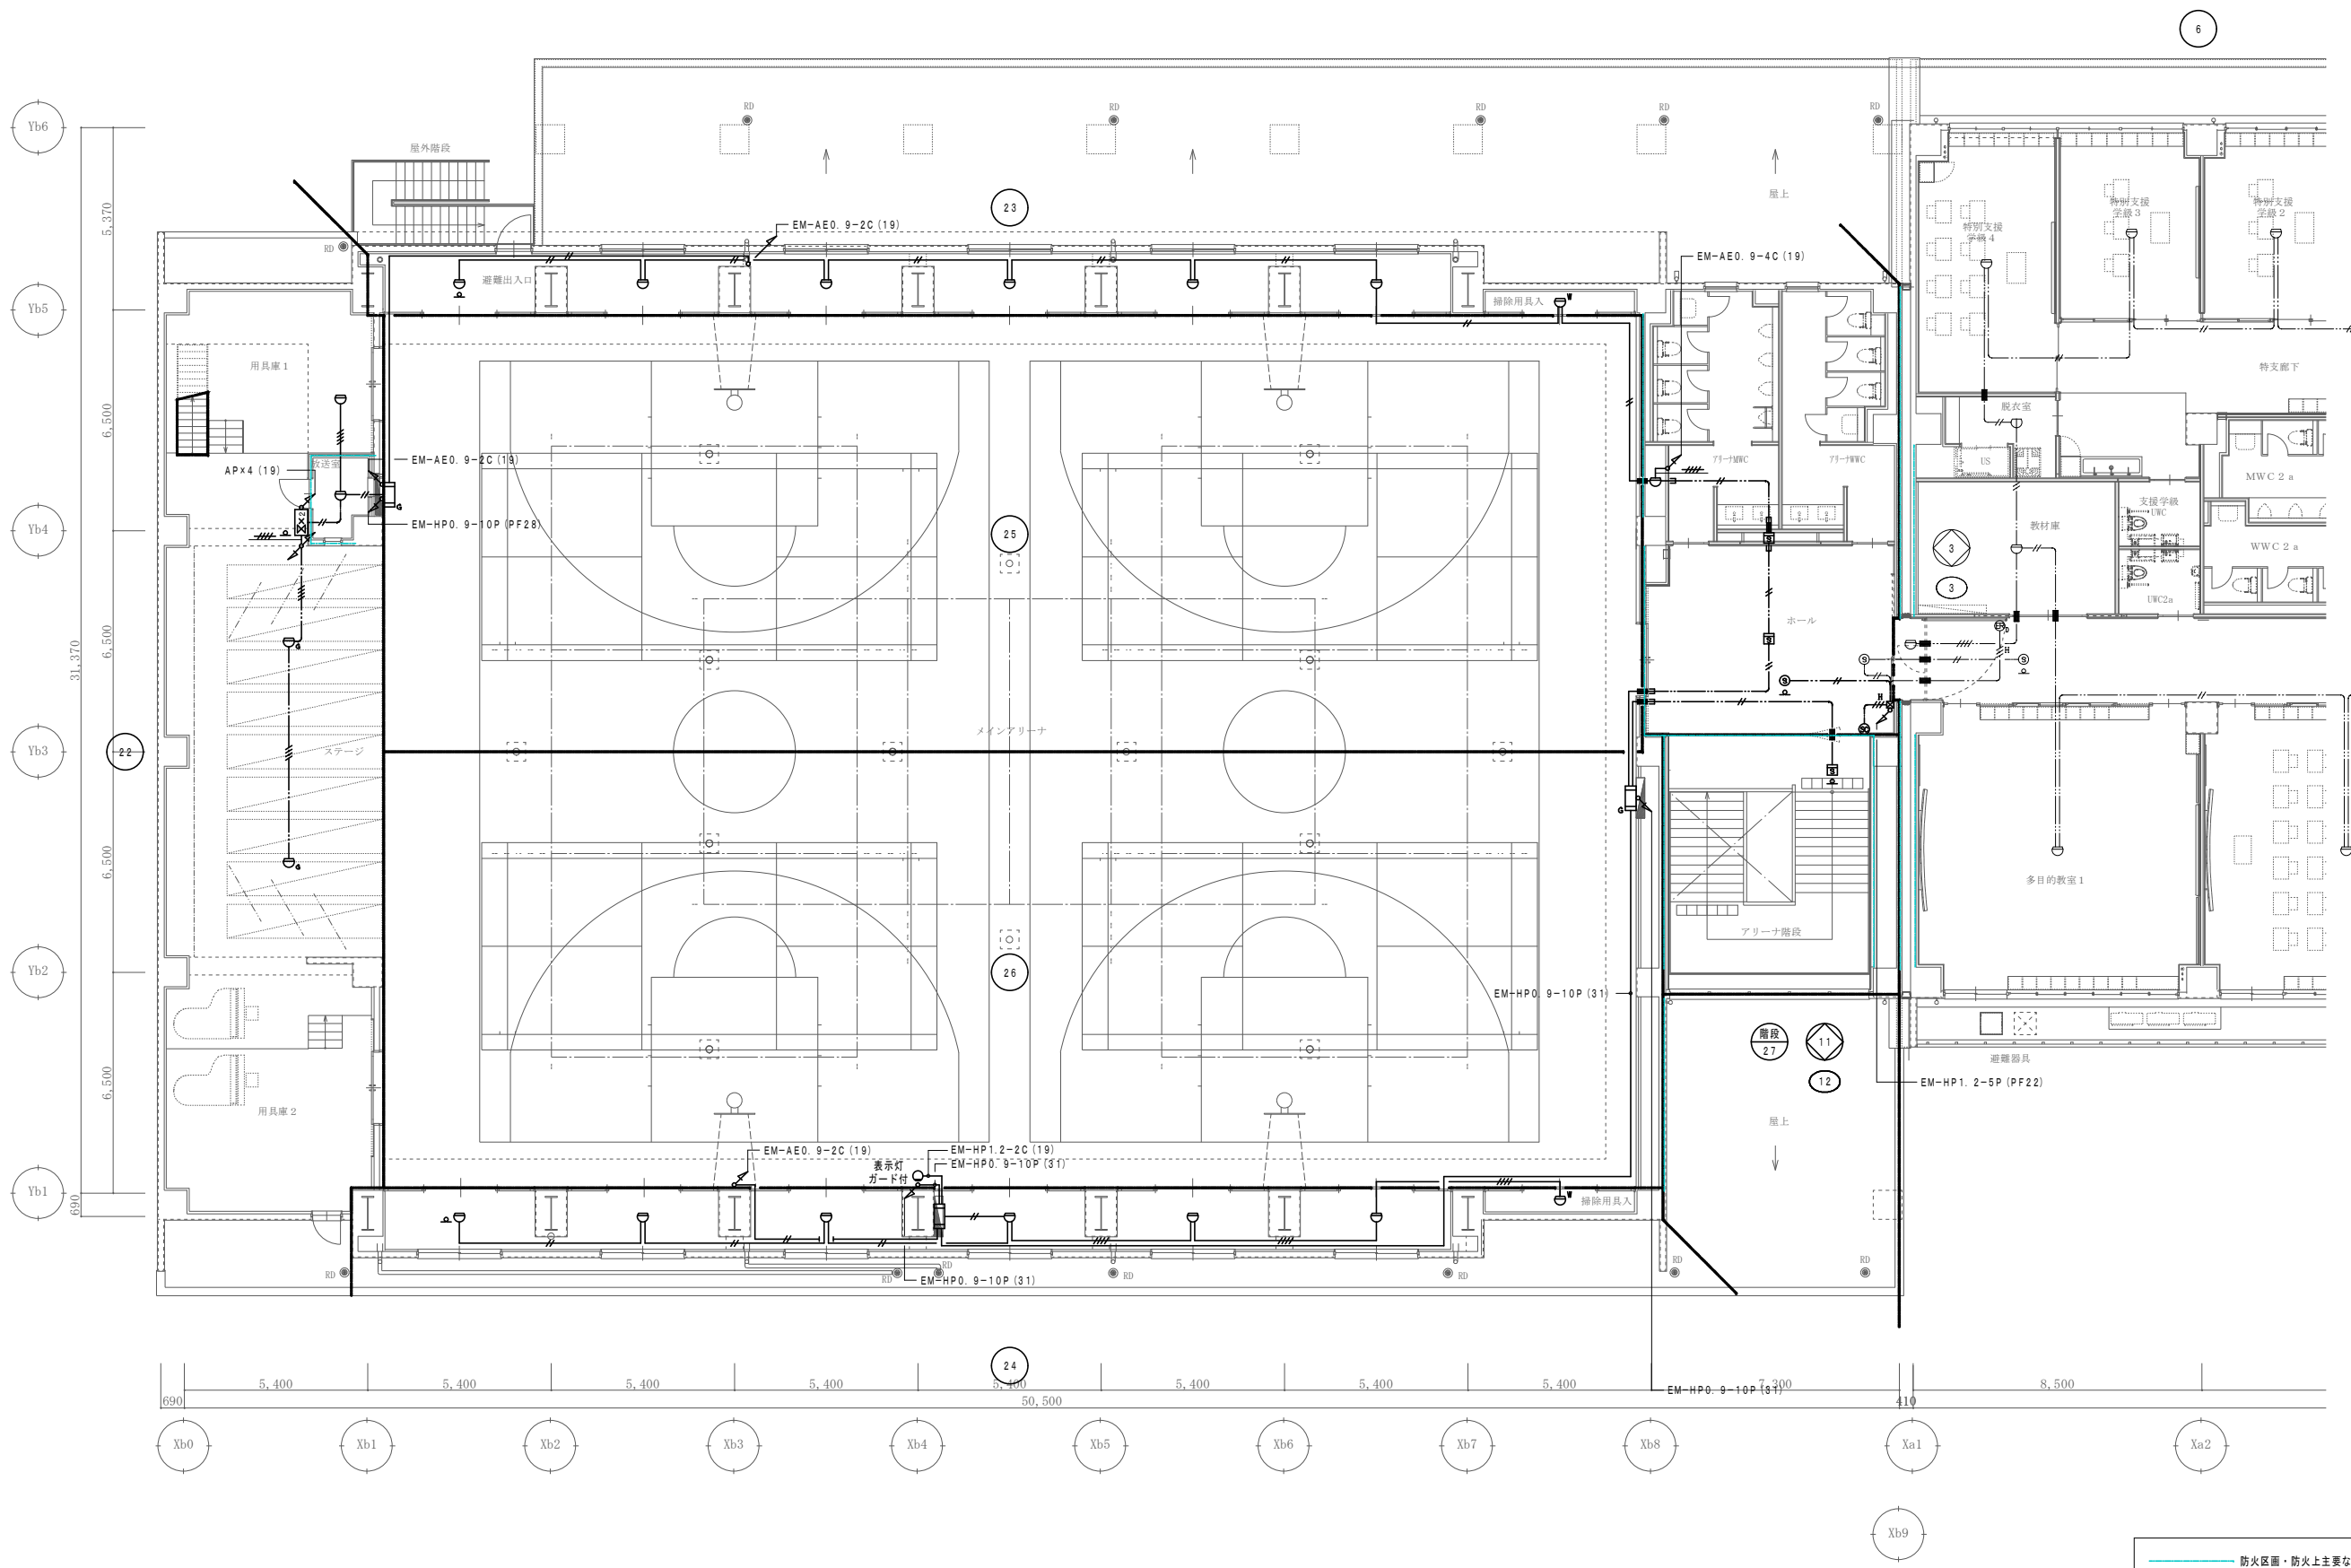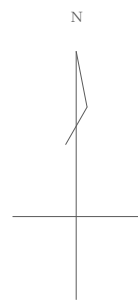

防火区画・防火上主要な間仕切り

※防火区画の区画貫通処理は下記の工法を使用する。
【防火措置材工法】
国土交通大臣認定番号
・PS060 WL-0866-1
・PS060 WL-0436
・PS060 WL-0293
・PS060 FL-0682

